



DOCUMENT NÚM.2 - PLÀNOLS

PLÀNOL DE SITUACIÓ
ESCALA 1:50.000

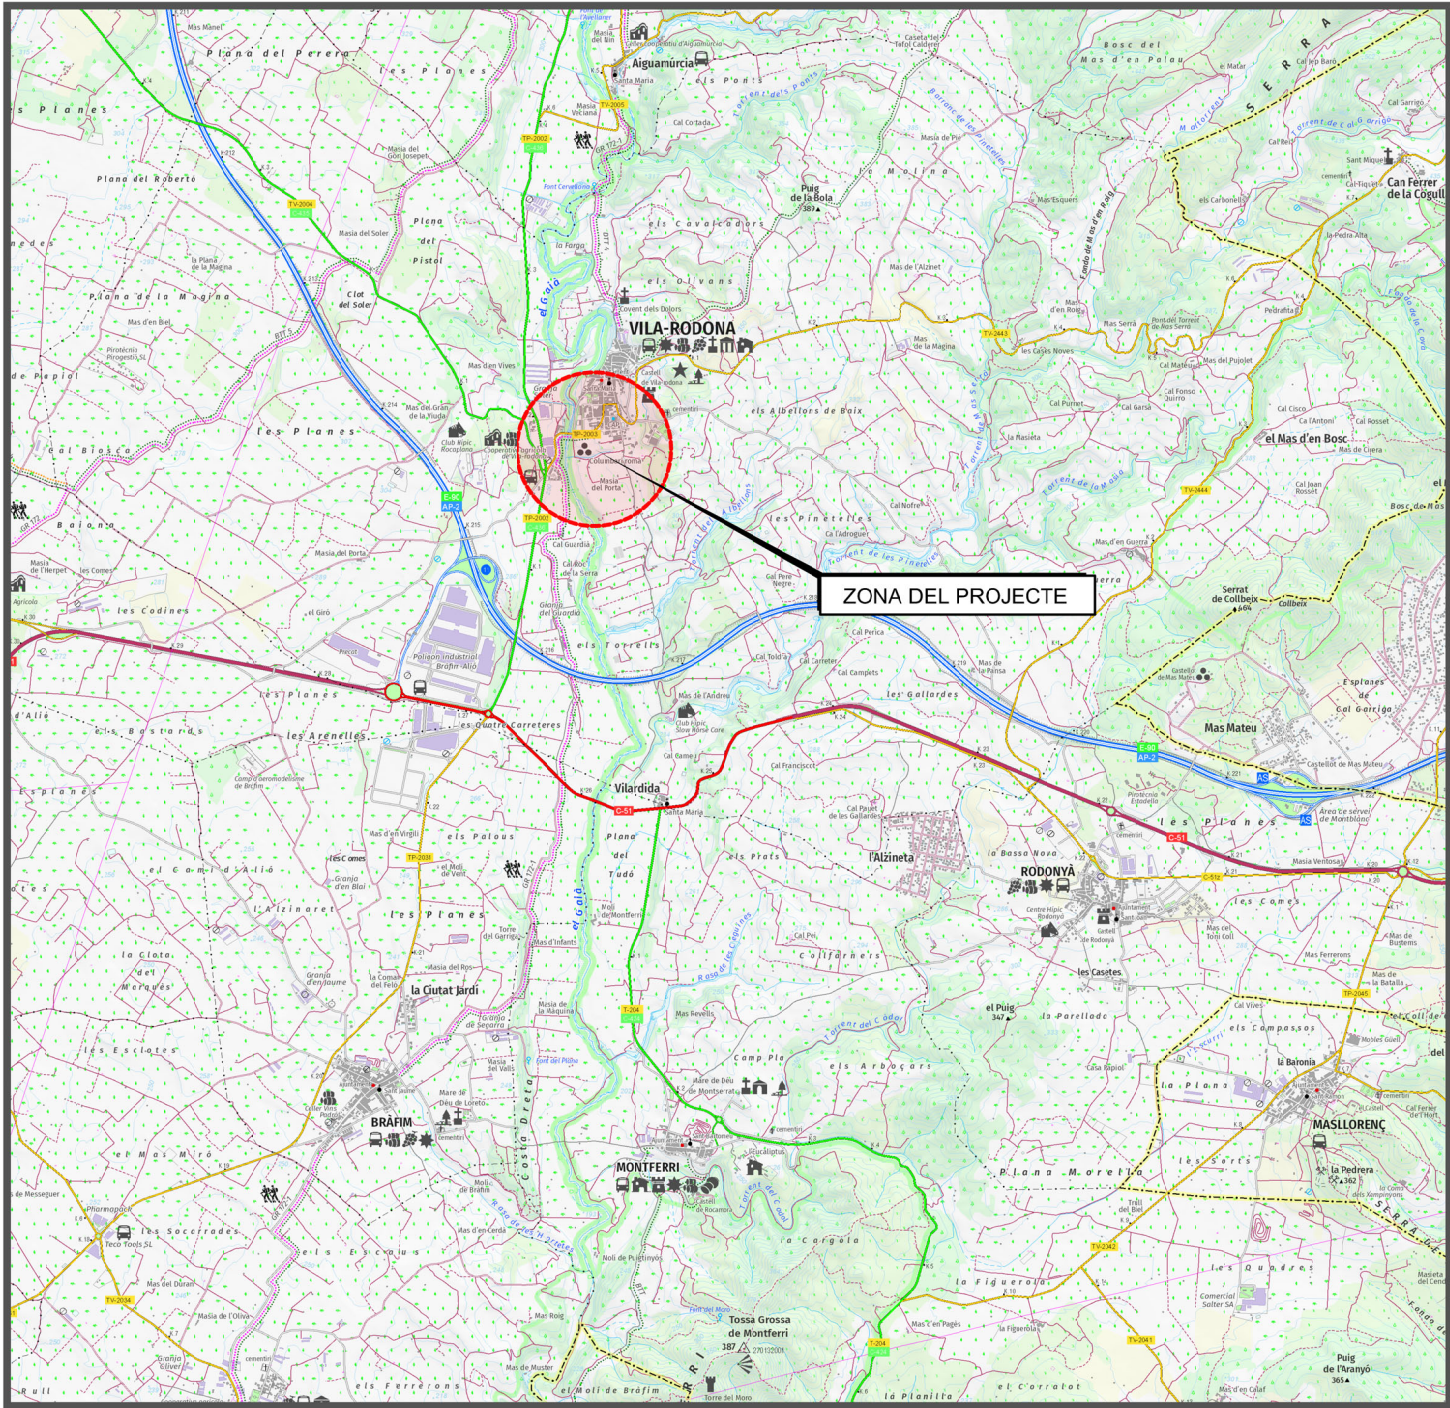

MODIFICAT NÚM. 2 DEL CONDICIONAMENT DE LES TRAVESSERES
DE VILA-RODONA. CARRETERES TP-2003 I TV-2443.

NÓM. PLÀNOL	Í N D E X	NÓM. FULLS
1	SITUACIÓ, EMPLAÇAMENT I ÍNDEX	1
2	PLÀNOL CONJUNT	
2A	CARTOGRAFIA	1
2B	ORTOFOTOGRAFIA	1
3	PLANTES ACTUALS	2
4	PLANTES GENERALS	
4A	PLANTA GENERAL TOPOGRAFIA	7
4B	PLANTA GENERAL ORTOFOTO	7
5	DEFINICIÓ GEOMÈTRICA	7
6	PERFILS LONGITUDINALS	4
7	SECCIONS TIPUS	10
8	PERFILS TRANSVERSALS	5
9	DRENATGE	
9A	PLANTA	7
9B	DETALLS	3
10	ESTRUCTURES	
10A	PONT EXISTENT	3
10B	NOU PONT	18
10C	LLOSA DEL FOGUET	1
10D	MUR L1 I MUR L2	4
11	SERVEIS EXISTENTS	
11A-H	PLANTES	16
12	SERVEIS AFECTATS	
12A-H	REPOSICIONS	15
13	ENLLUMENAT	
13A	PLANTES	7
13B	DETALLS	3
14	FERMS I PAVIMENTS	7
15	SENYALITZACIÓ	
15A	PLANTES	7
15B	DETALLS	15
16	ESTUDI DE MOVIMENTS	2
17	XARXA DE FIBRA ÒPTICA	
17A	PLANTES	2
17B	DETALLS	2
18	EXPROIACIONS	
18A	PLANTES CARTOGRAFIA	2
18B	PLANTES ORTOFOTOGRAFIA	2
	TOTAL NÚM DE FULLS	161

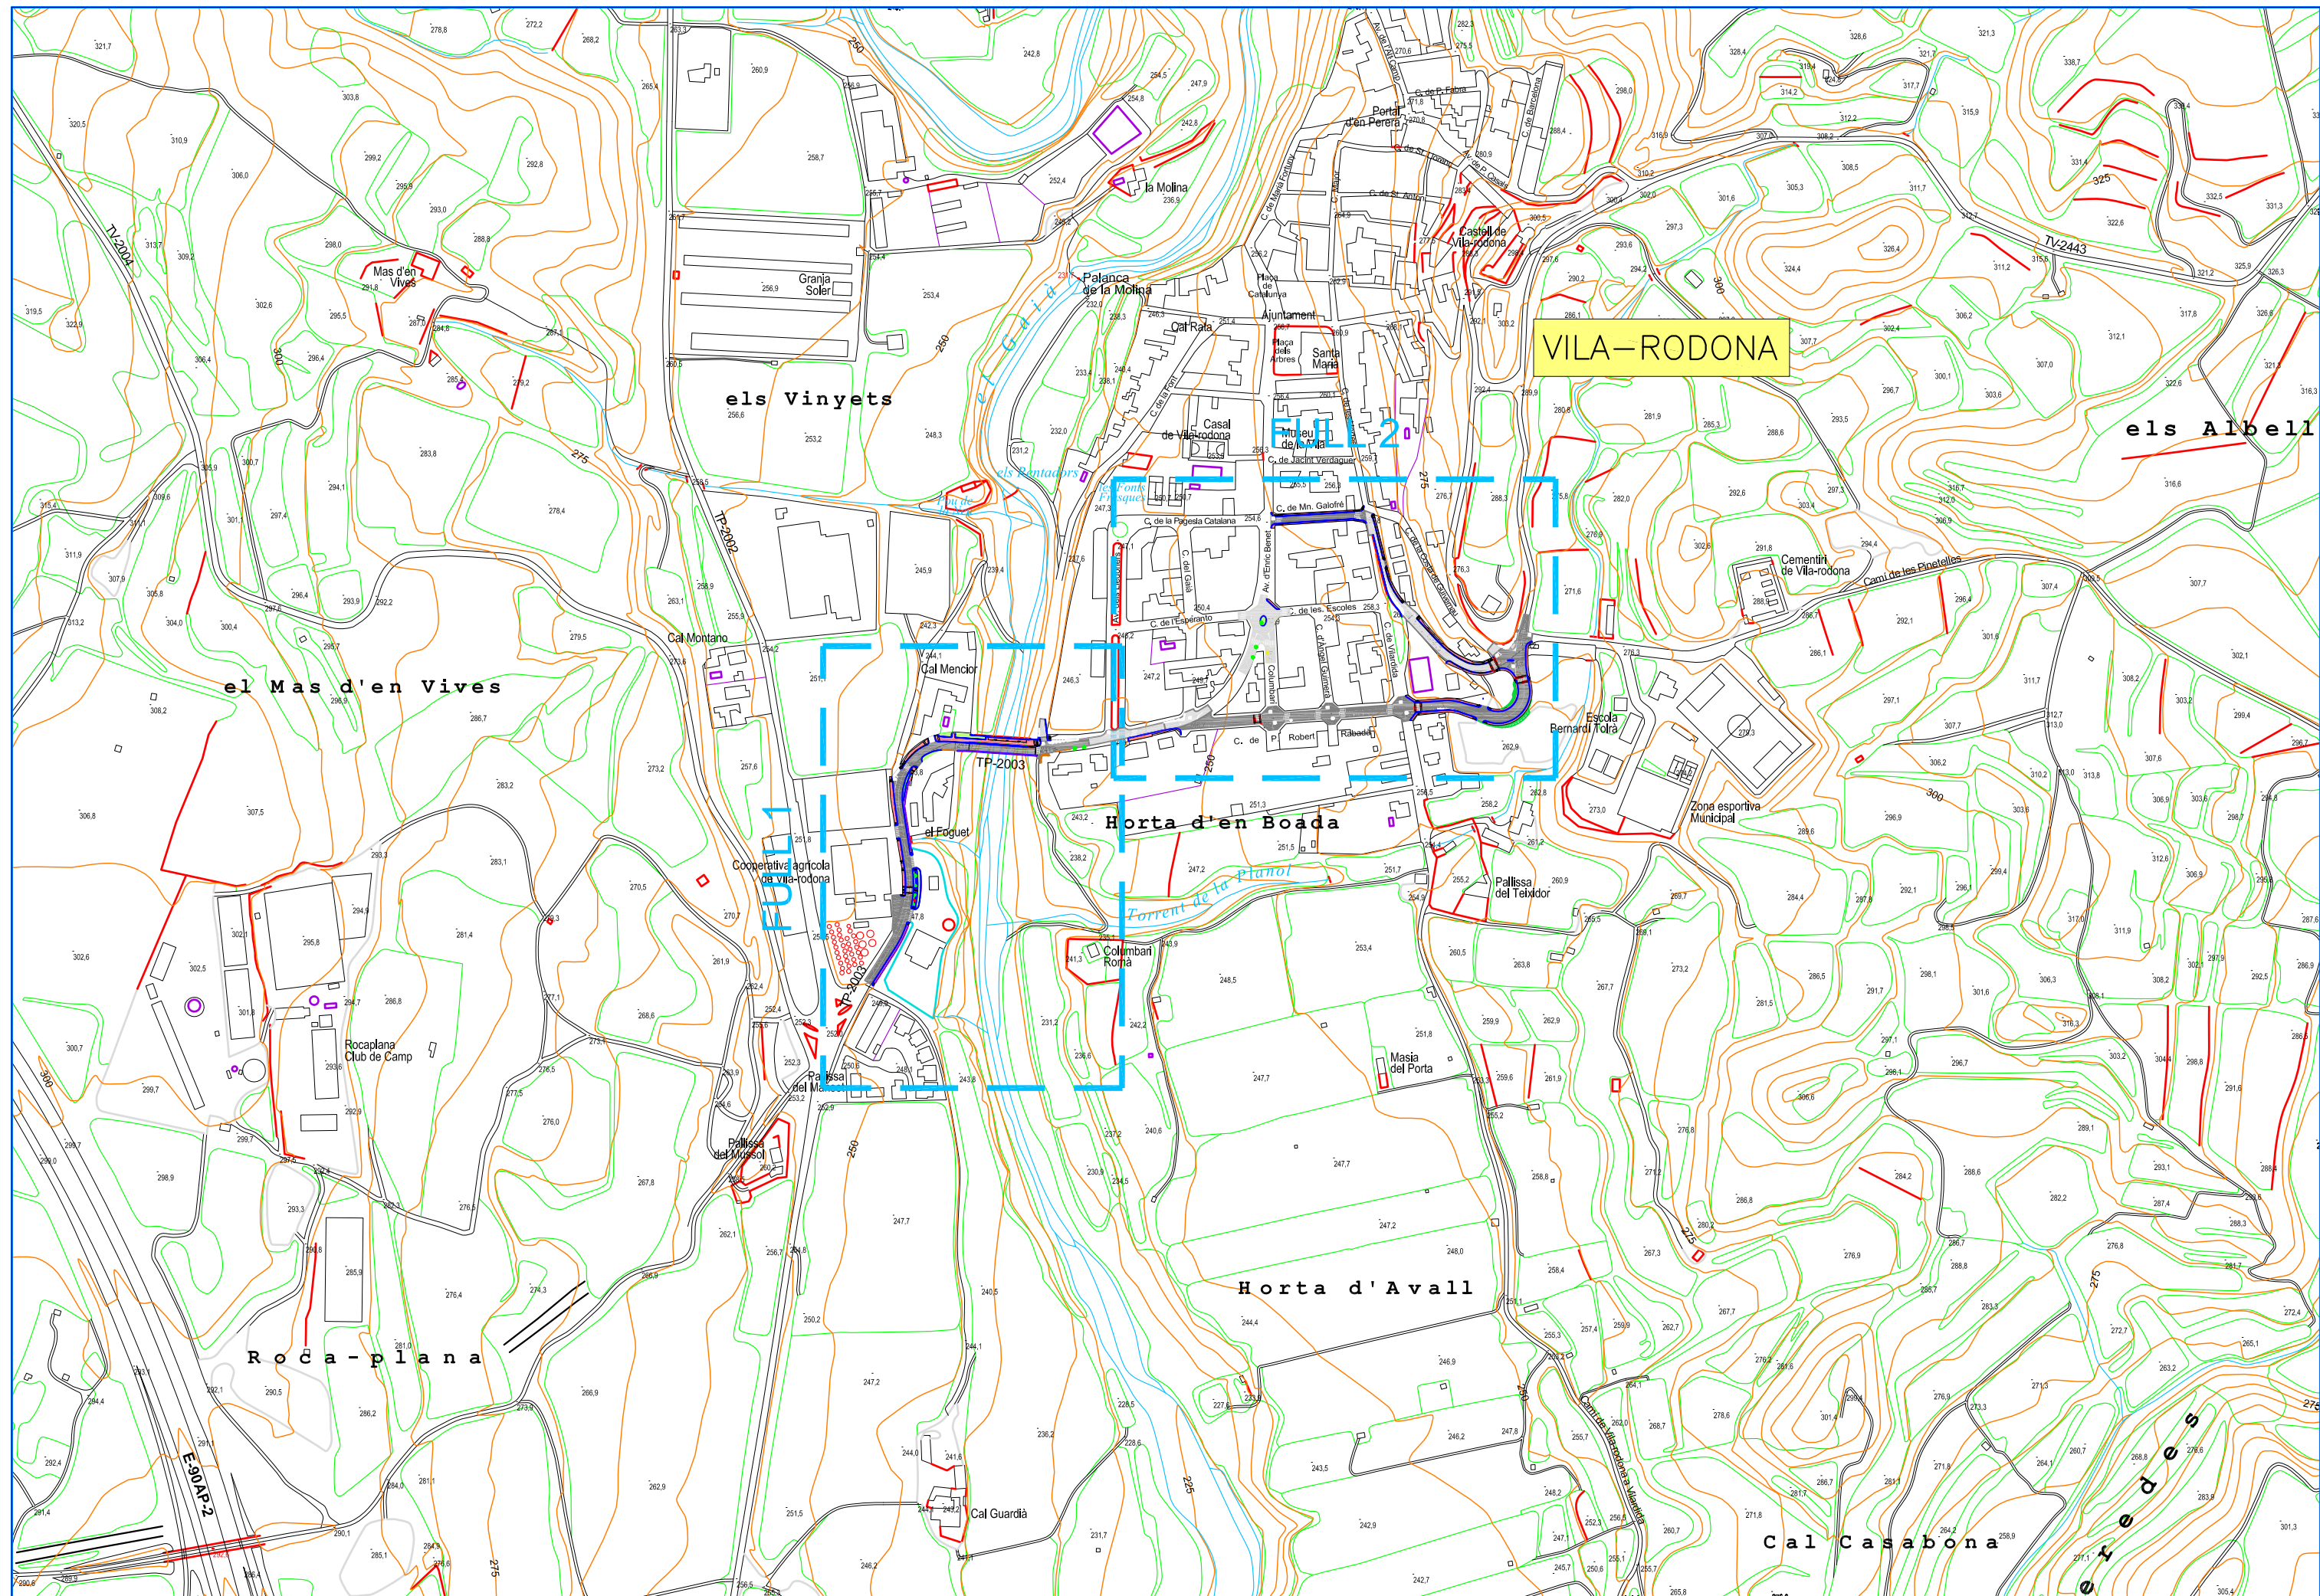



DIPUTACIÓ DE TARRAGONA

CLAU
P-05/2024

TÍTOL DEL PROJECTE
MODIFICAT NÚM. 2 DEL CONDICIONAMENT DE LES TRAVERSES
DE VILA-RODONA. CARRETERES TP-2003 i TV-2443.

DATA
ABRIL 2024

EL CAP DE L'ÀREA D'INFRAESTRUCTURES DEL TERRITORI
L'ENGINYER DE CAMINS, CANALS I PORTS
JAUME VIDAL GONZÁLEZ


EL CAP DE SERVEI DE PROJECTES I OBRES
L'ENGINYER CIVIL
CARLOS LOZANO SÁNCHEZ


ESCALES
A1 = 1/2.500
A3 = 1/5.000


TÍTOL DEL PLÀNOL
PLÀNOL DE CONJUNT
ORTOFOTOGRAFIA

PLÀNOL NÚM.
2.B

FULL
1 DE 1

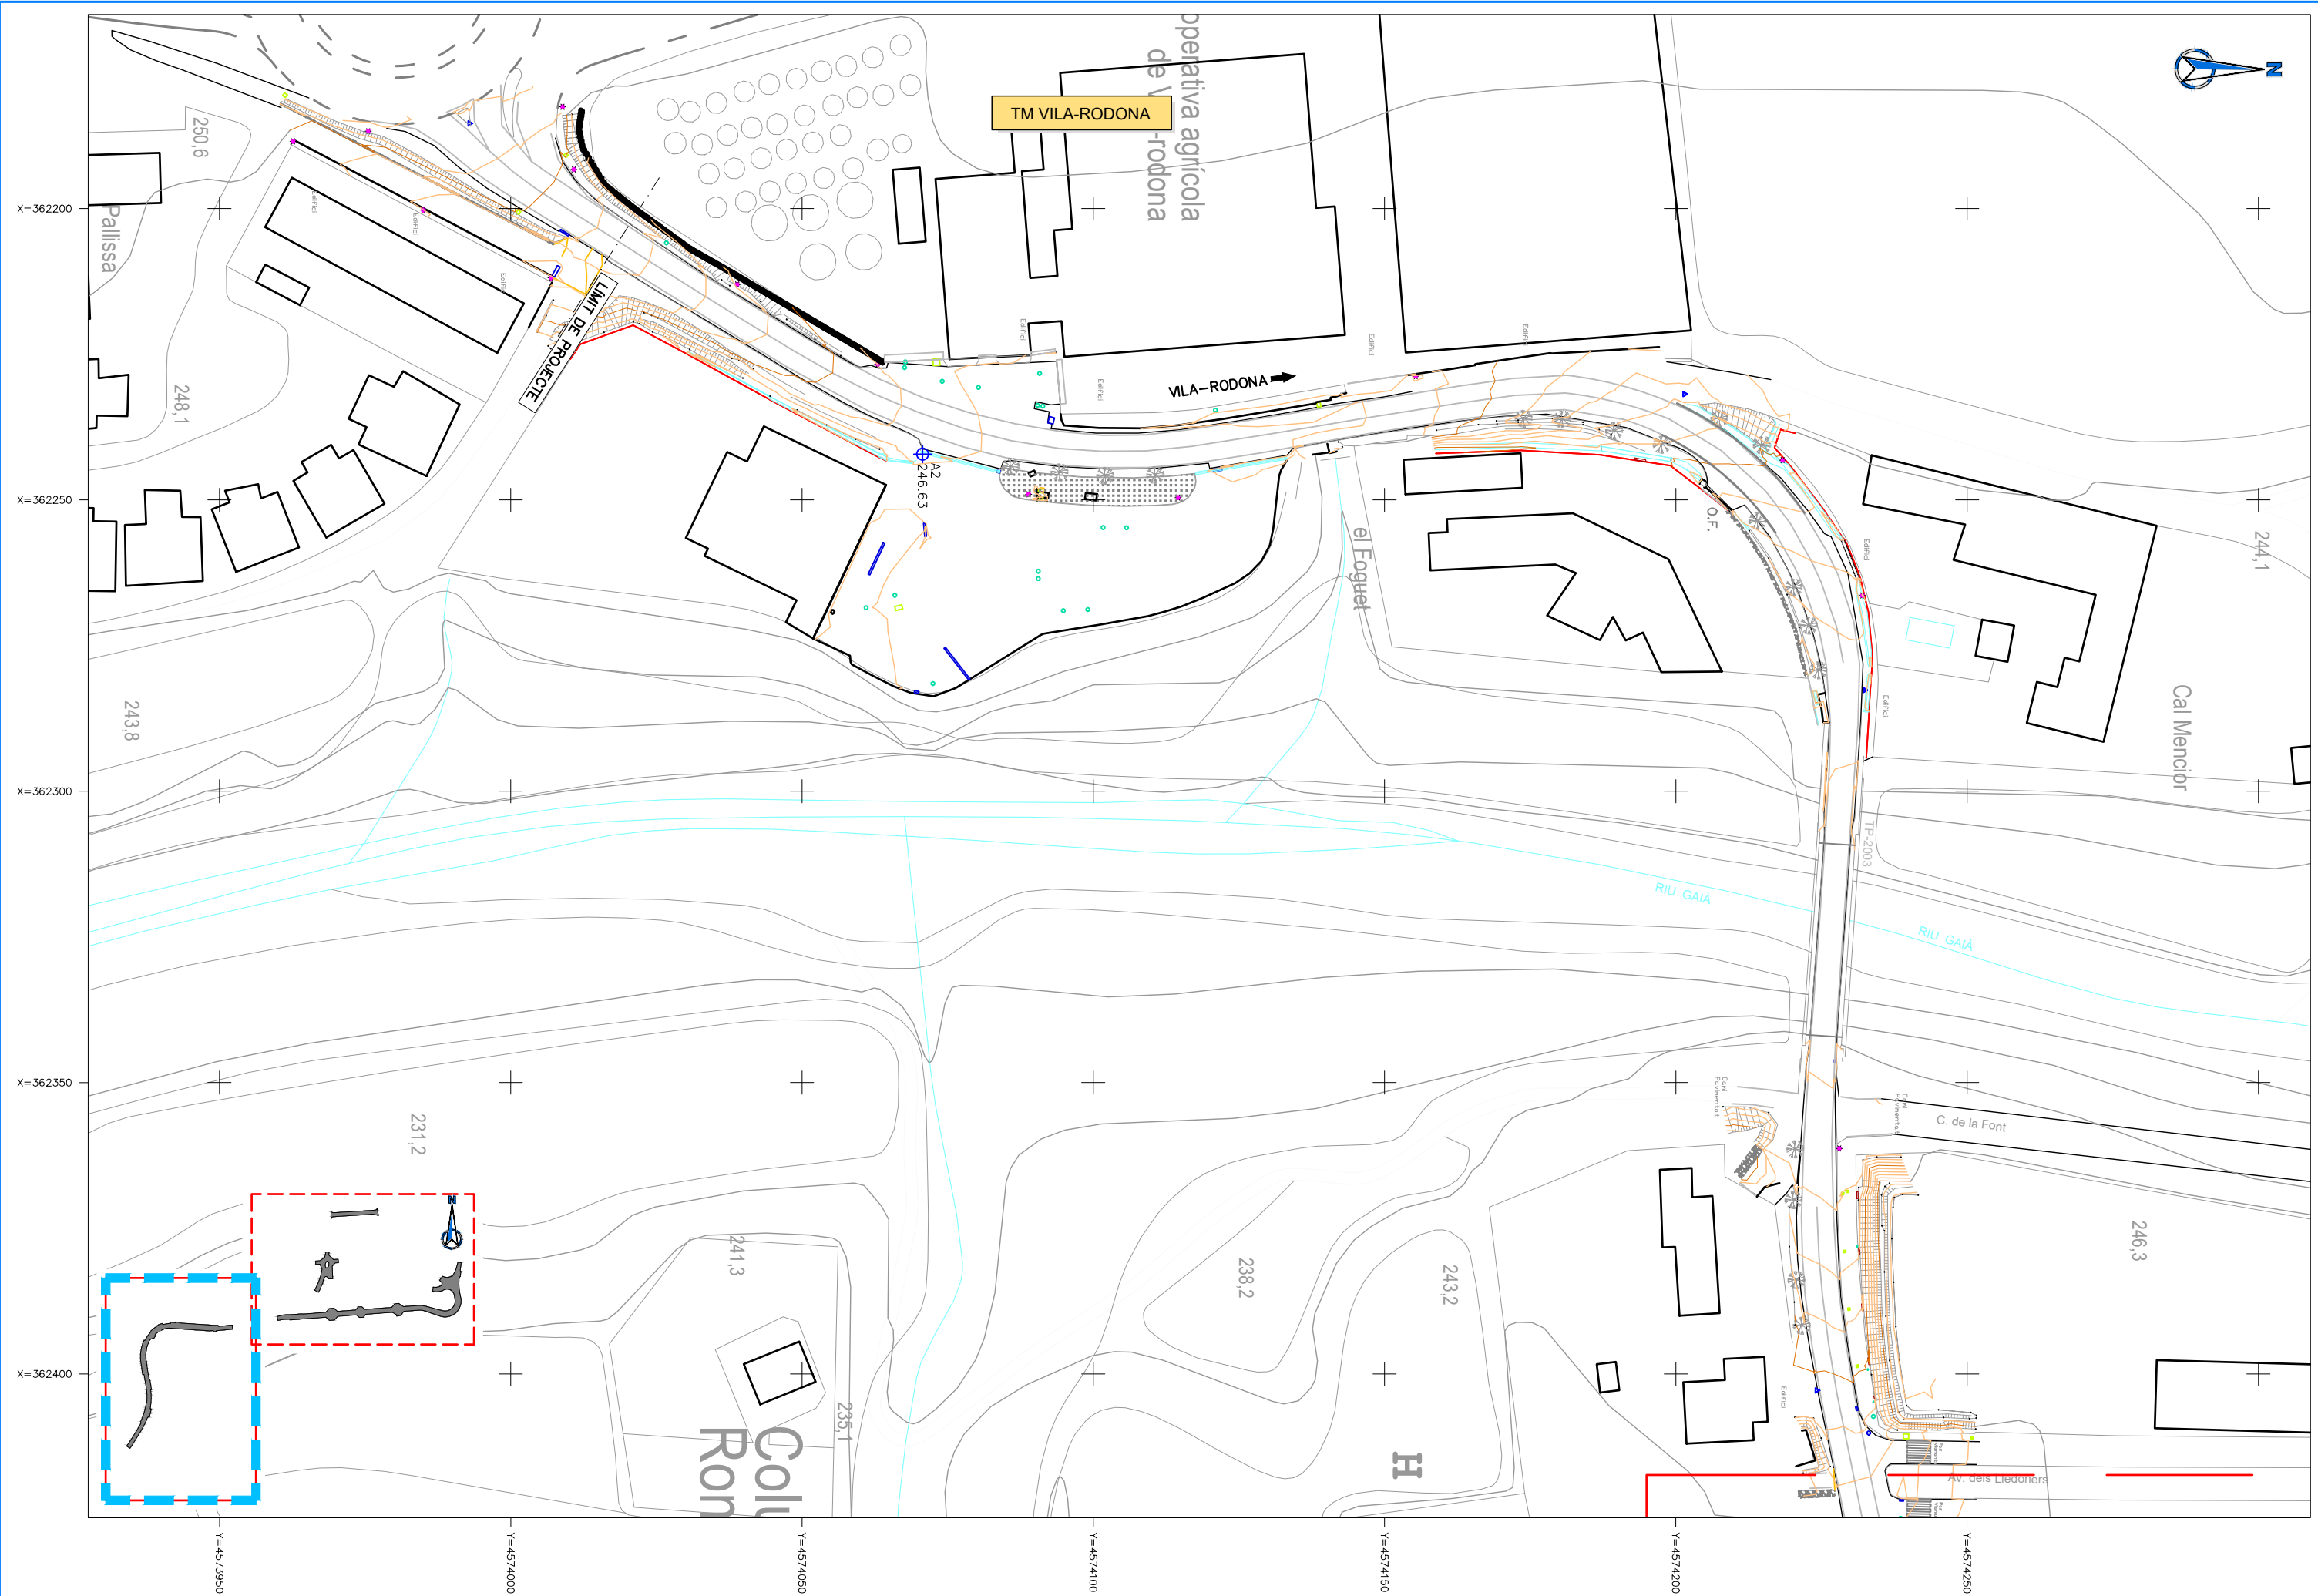

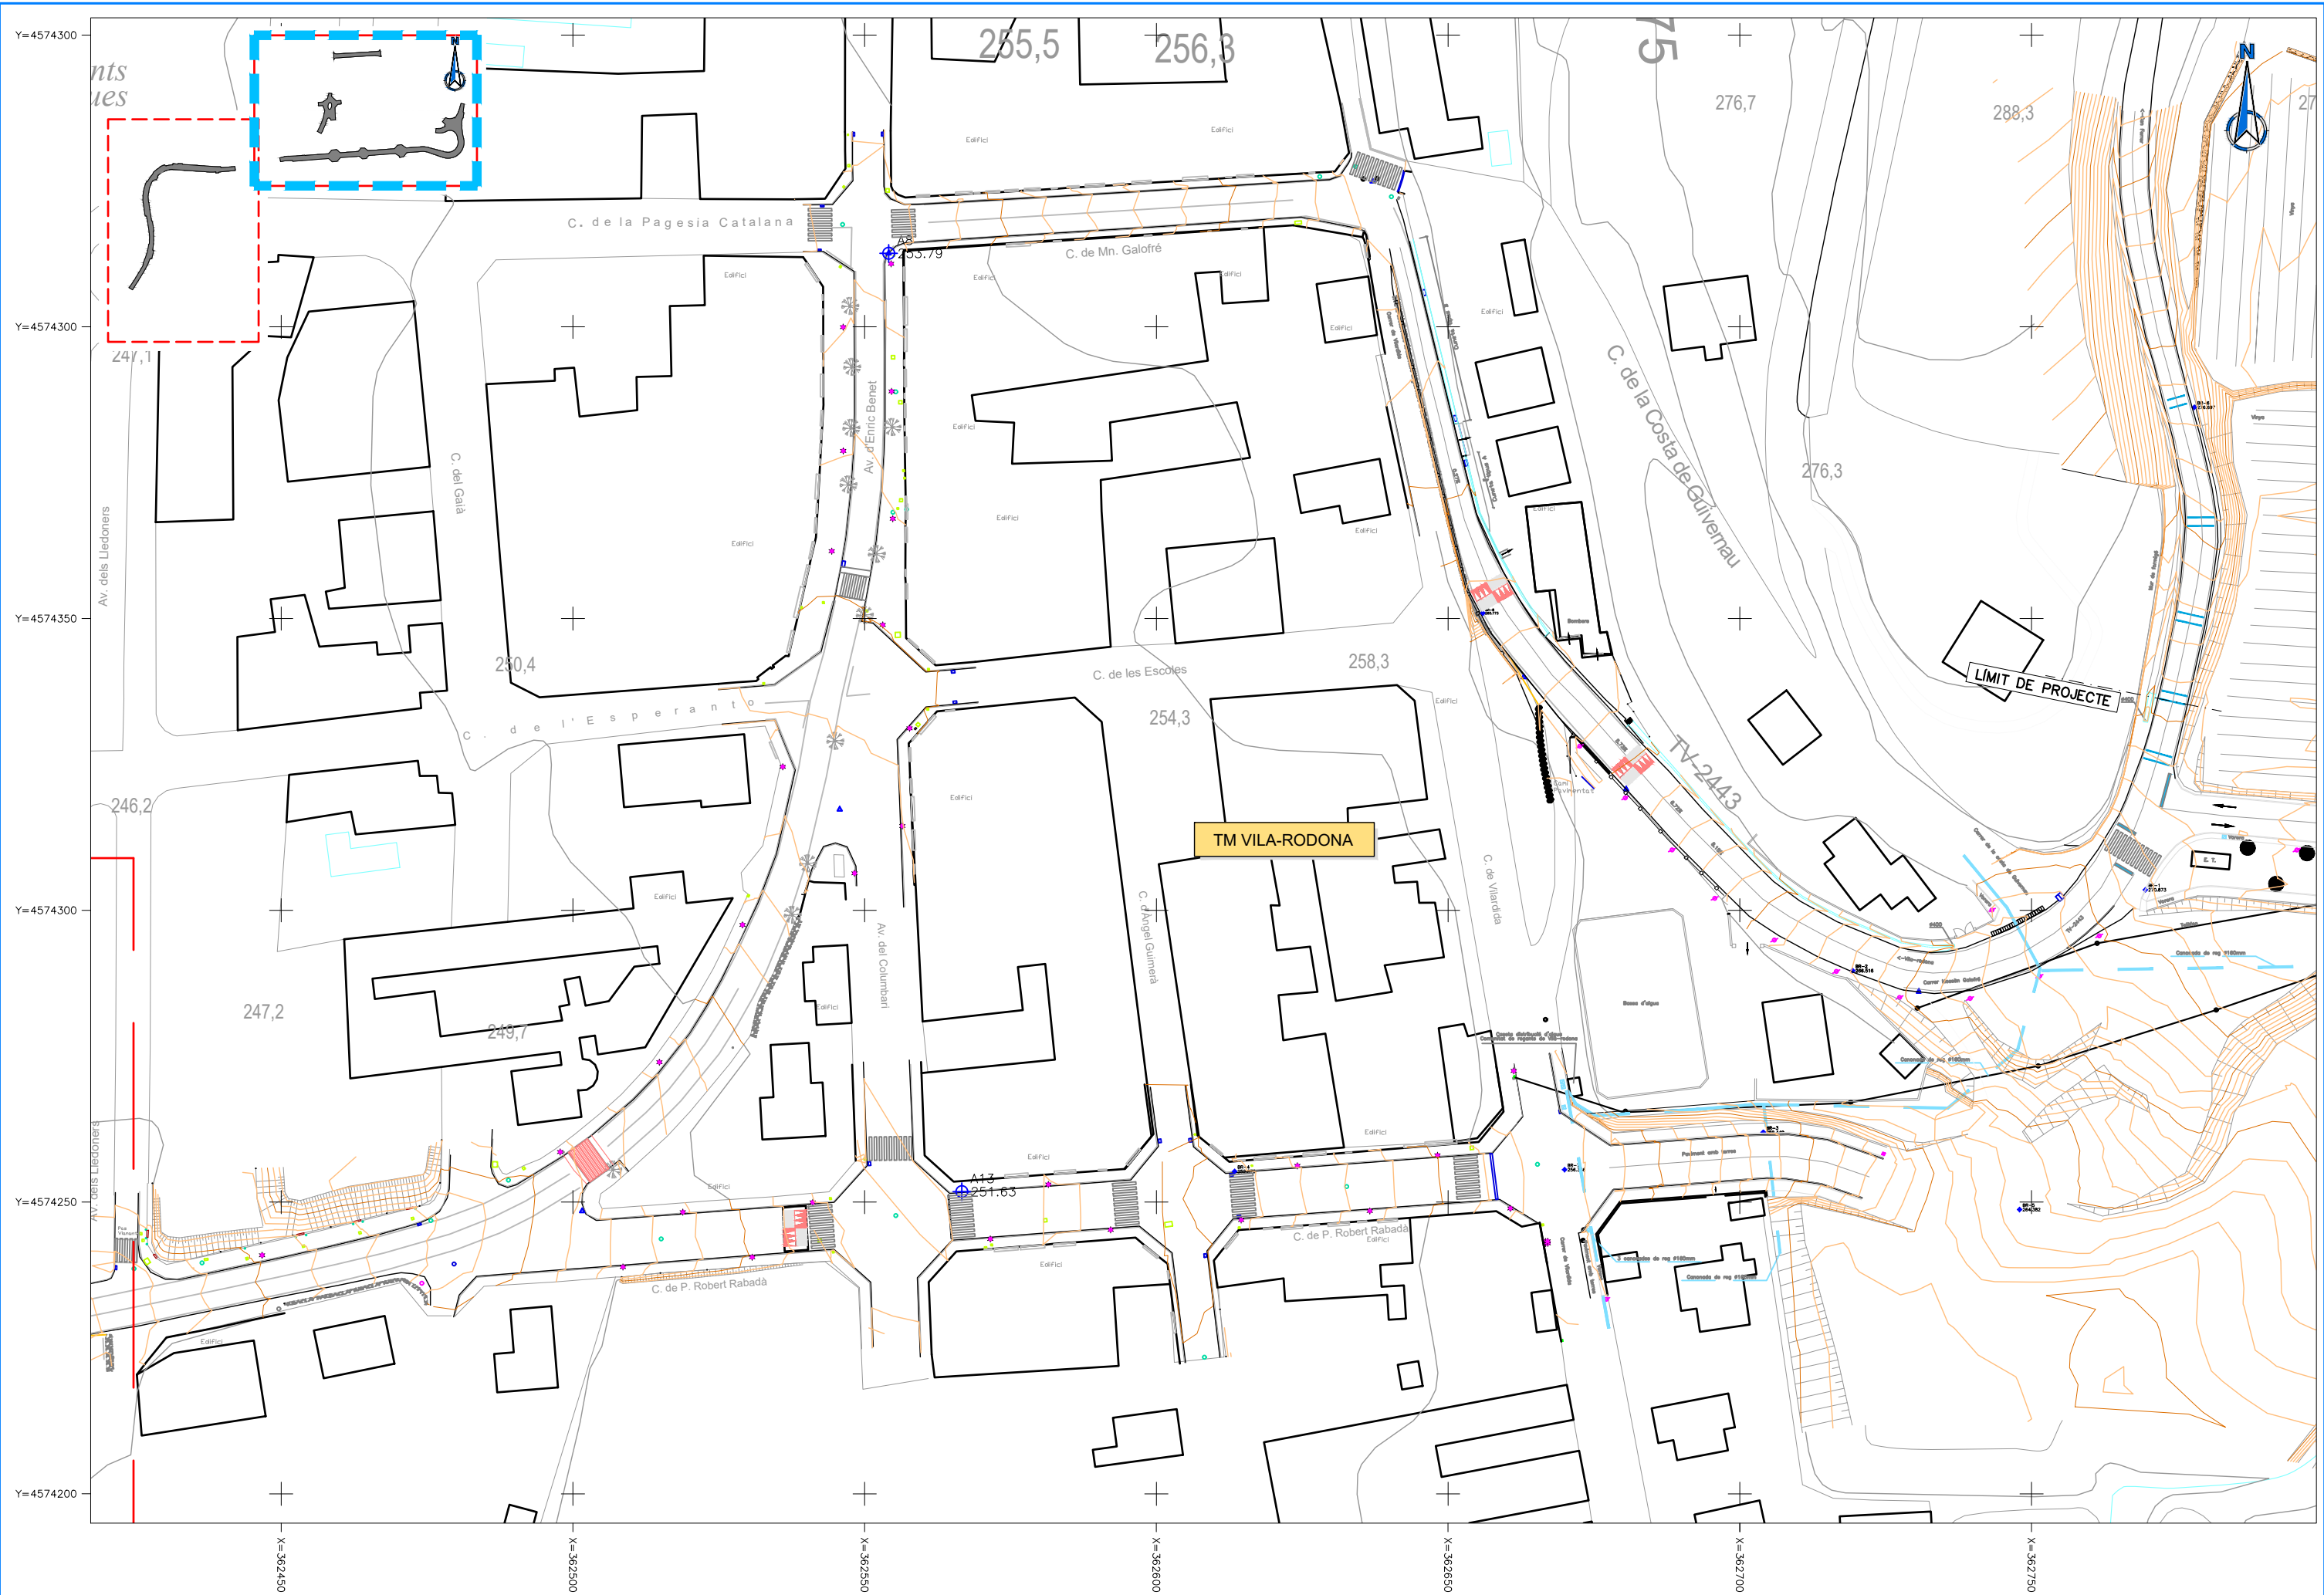

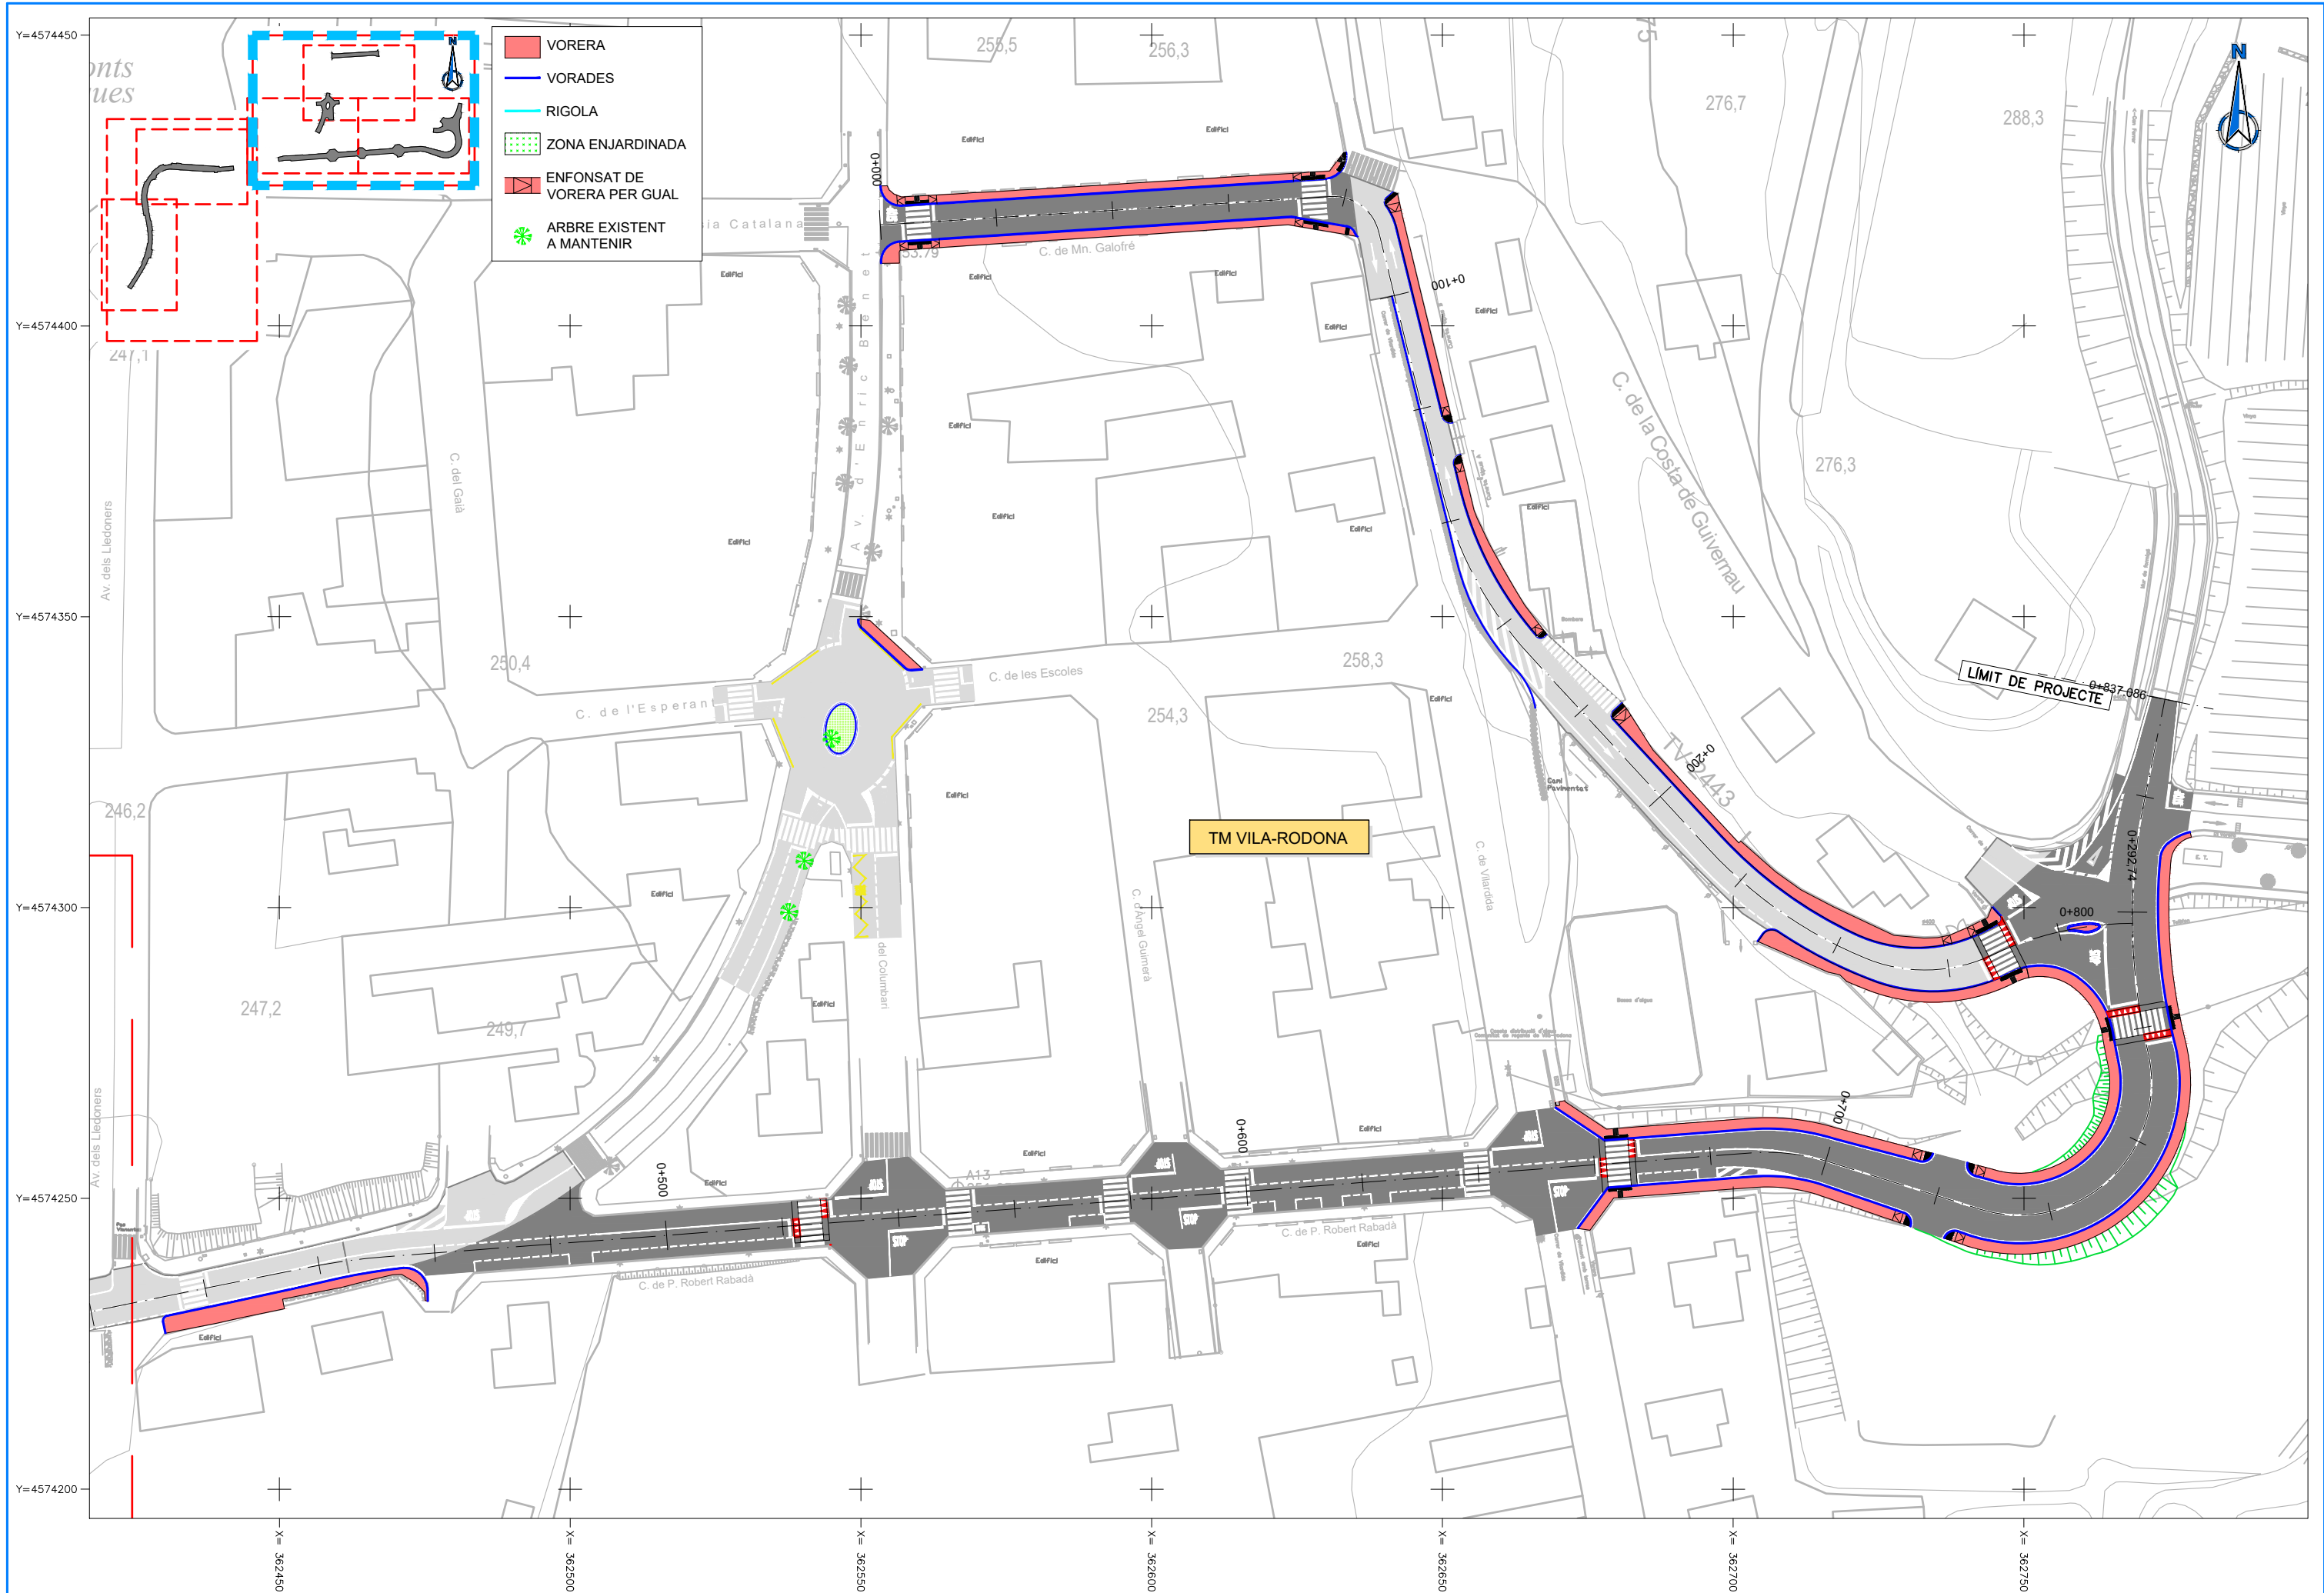

DIPUTACIÓ DE TARRAGONA

CLAU

P-05/2024

TÍTOL DEL PROJECTE

MODIFICAT NÚM. 2 DEL CONDICIONAMENT DE LES TRAVESSERES DE VILA-RODONA. CARRETERES TP-2003 i TV-2443.

DATA

ABRIL 2024

EL CAP DE L'ÀREA D'INFRAESTRUCTURES DEL TERRITORI
L'ENGINYER DE CAMINS, CANALS I PORTS

JAUME VIDAL GONZÁLEZ

EL CAP DE SERVEI DE PROJECTES I OBRES
L'ENGINYER CIVIL

CARLOS LOZANO SÁNCHEZ

ESCALES

A1 = 1/500
A3 = 1/1.000

TÍTOL DEL PLÀNOL


PLANTES GENERALS
TOPOGRAFIA

PLÀNOL NÚM.

4.A

FULL

2 DE 7

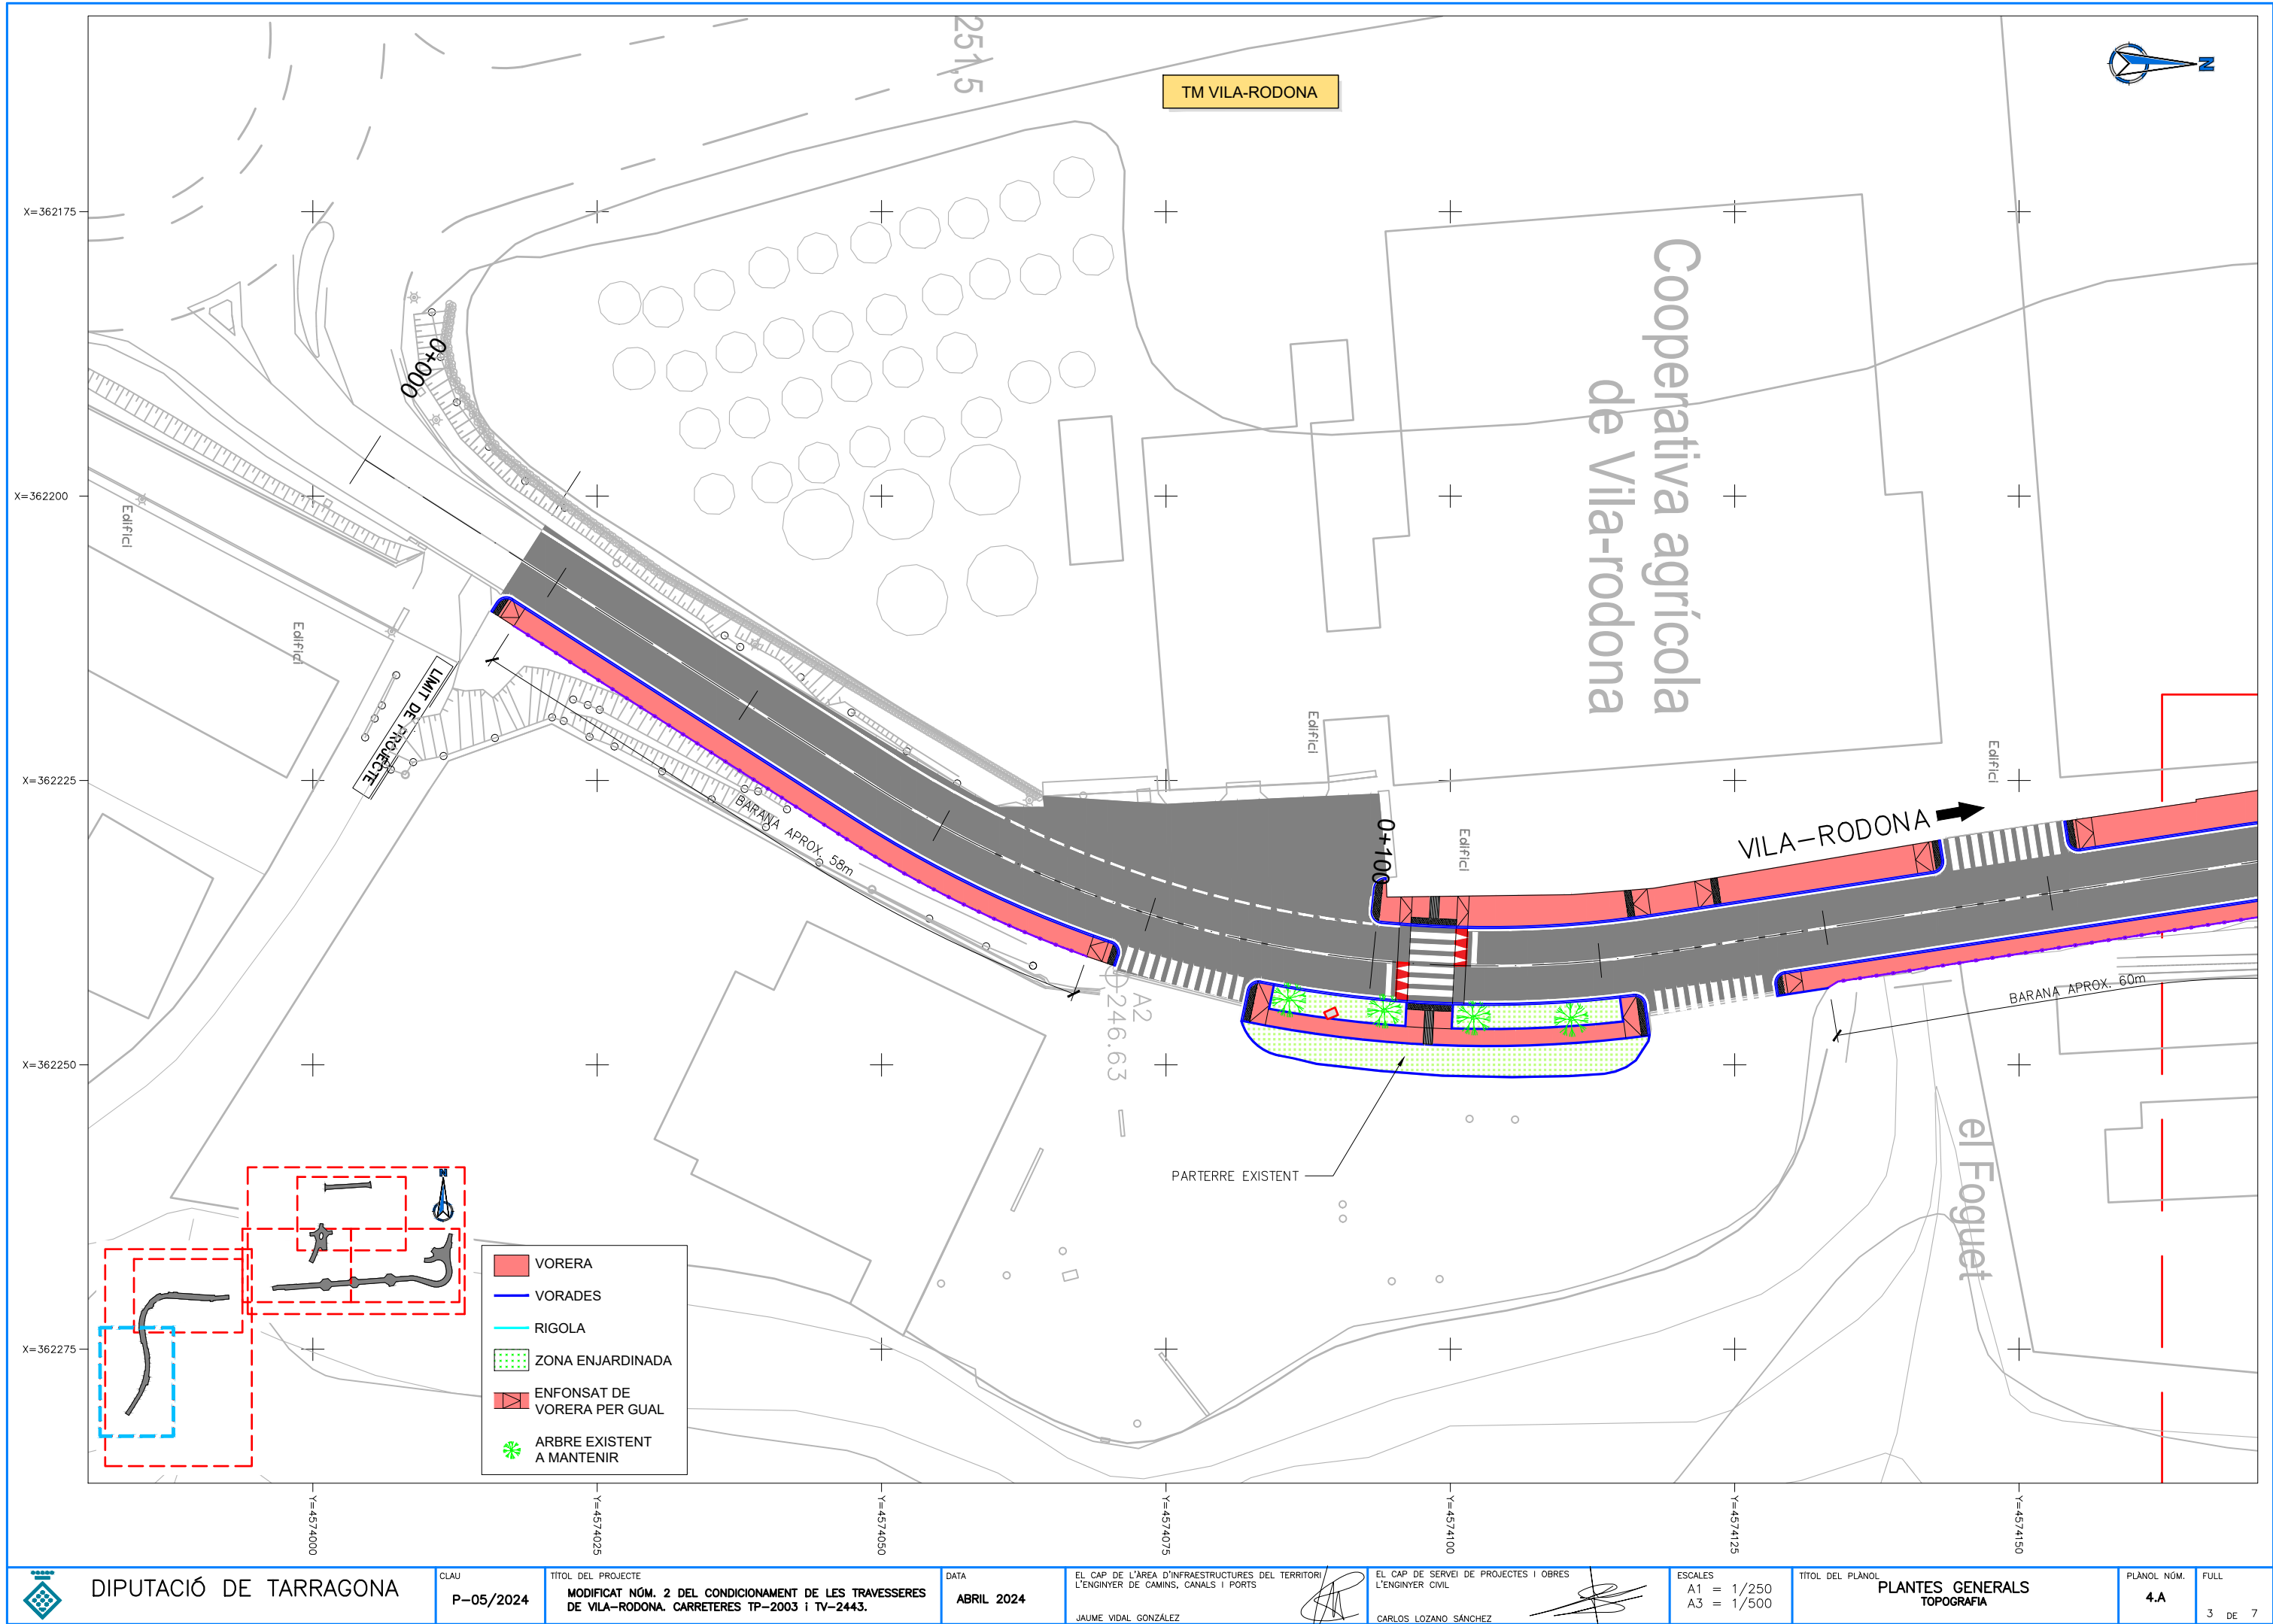

DIPUTACIÓ DE TARRAGONA

CLAU
P-05/2024

TÍTOL DEL PROJECTE
MODIFICAT NÚM. 2 DEL CONDICIONAMENT DE LES TRAVERSES
DE VILA-RODONA. CARRETERES TP-2003 i TV-2443.

DATA
ABRIL 2024

EL CAP DE L'ÀREA D'INFRAESTRUCTURES DEL TERRITORI
L'ENGINYER DE CAMINS, CANALS I PORTS
JAUME VIDAL GONZÁLEZ


EL CAP DE SERVEI DE PROJECTES I OBRES
L'ENGINYER CIVIL
CARLOS LOZANO SÁNCHEZ


ESCALES
A1 = 1/250
A3 = 1/500

TÍTOL DEL PLÀNOL
PLANTES GENERALS
TOPOGRAFIA

PLÀNOL NÚM.
4.A

FULL
3 DE 7

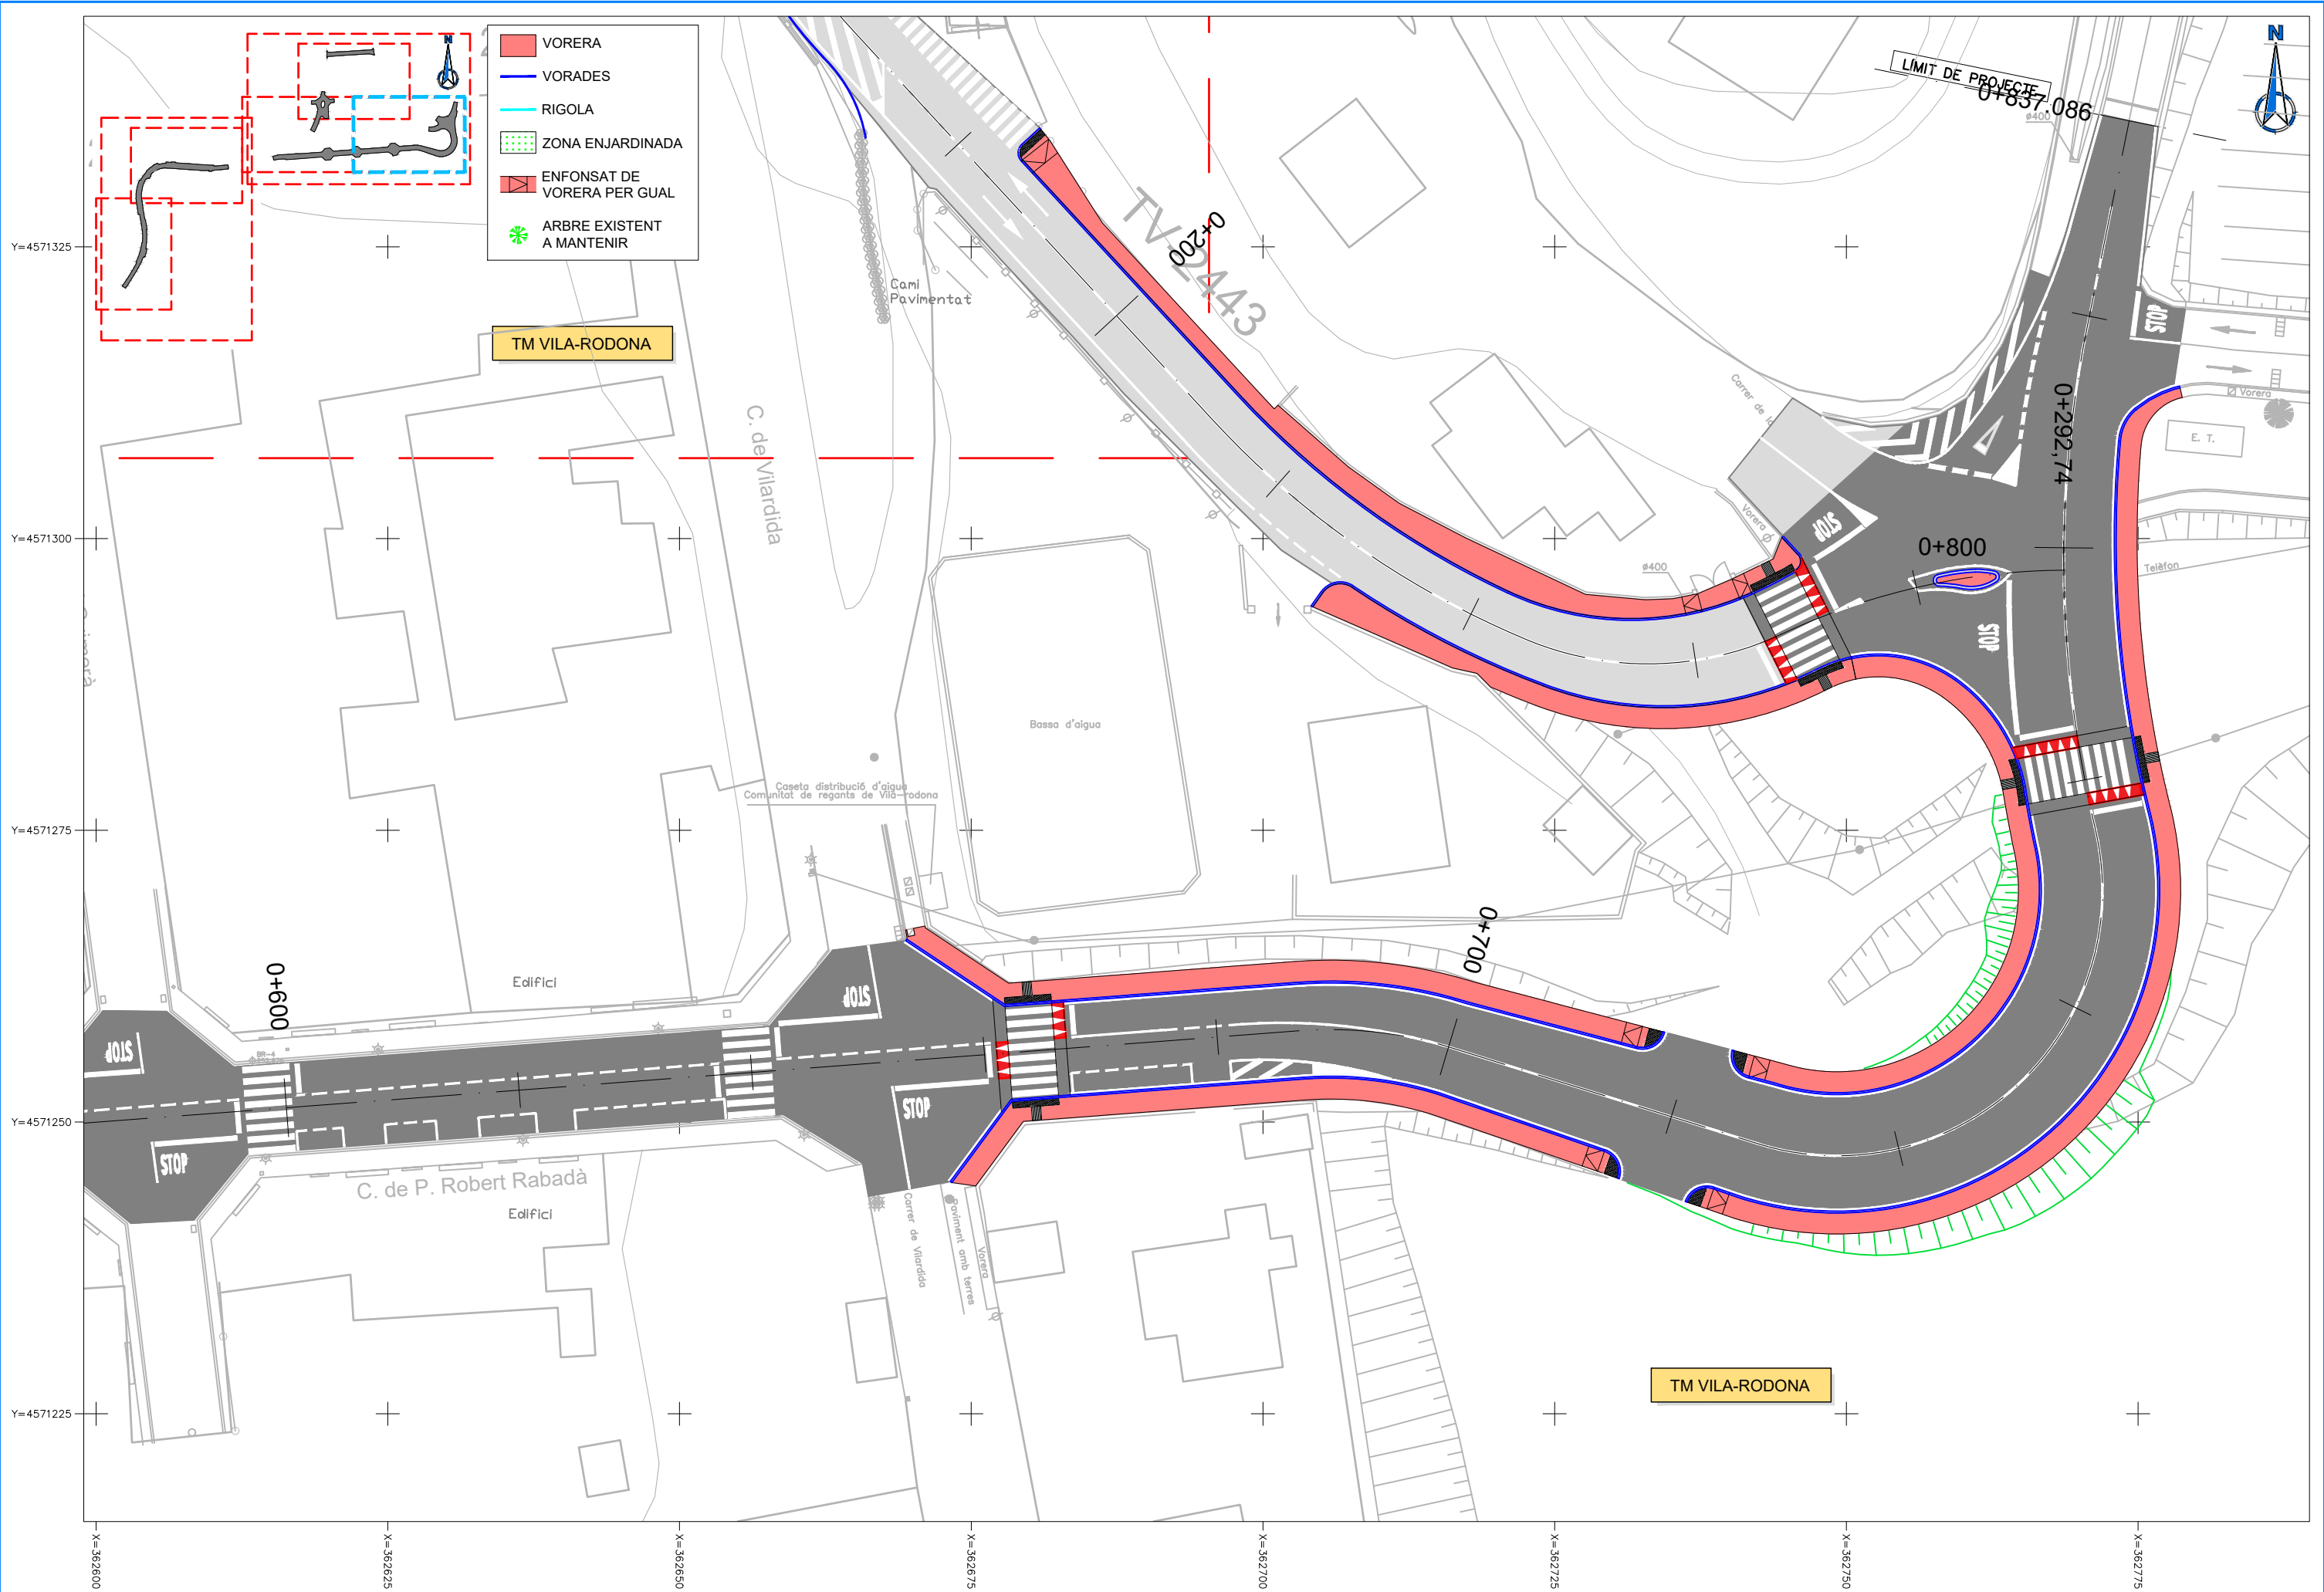

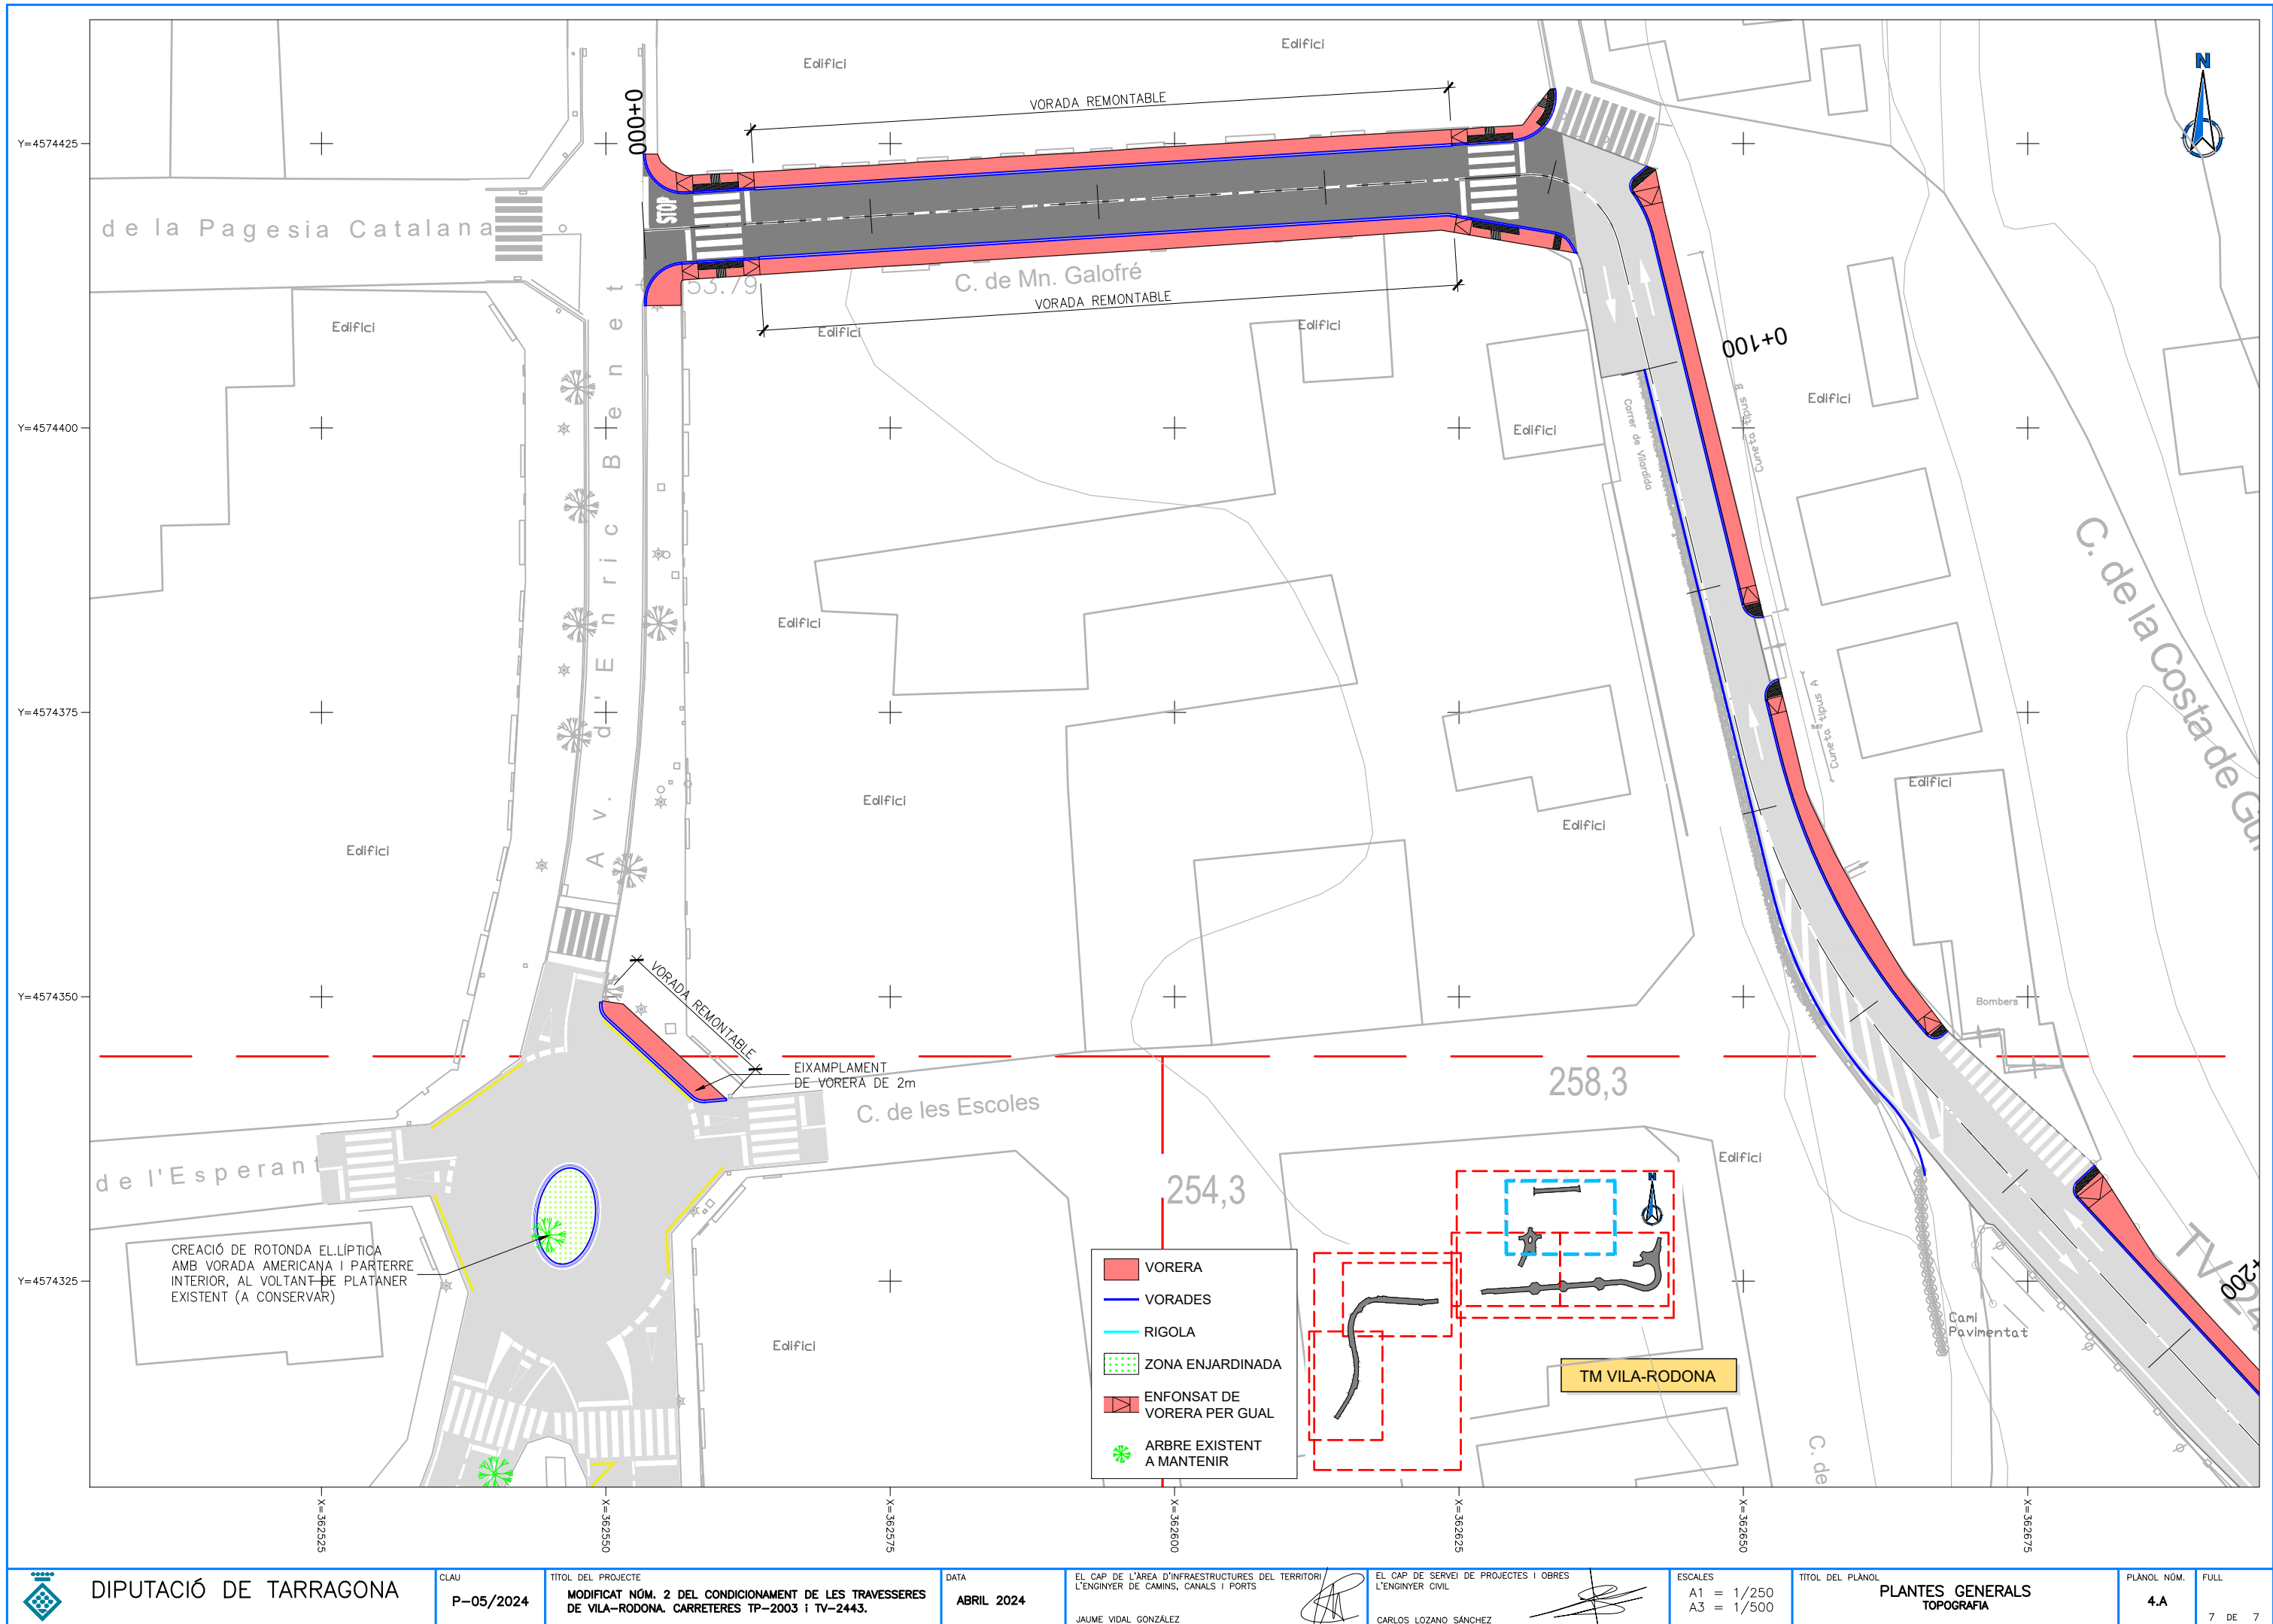

DIPUTACIÓ DE TARRAGONA

CLAU
P-05/2024

TÍTOL DEL PROJECTE
MODIFICAT NÚM. 2 DEL CONDICIONAMENT DE LES TRAVERSES
DE VILA-RODONA. CARRETERES TP-2003 i TV-2443.

DATA
ABRIL 2024

EL CAP DE L'ÀREA D'INFRAESTRUCTURES DEL TERRITORI
L'ENGINYER DE CAMINS, CANALS I PORTS
JAUME VIDAL GONZÁLEZ

EL CAP DE SERVEI DE PROJECTES I OBRES
L'ENGINYER CIVIL
CARLOS LOZANO SÁNCHEZ


ESCALES
A1 = 1/250
A3 = 1/500

TÍTOL DEL PLÀNOL
PLANTES GENERALS
TOPOGRAFIA

PLÀNOL NÚM.
4.A

FULL
7 DE 7



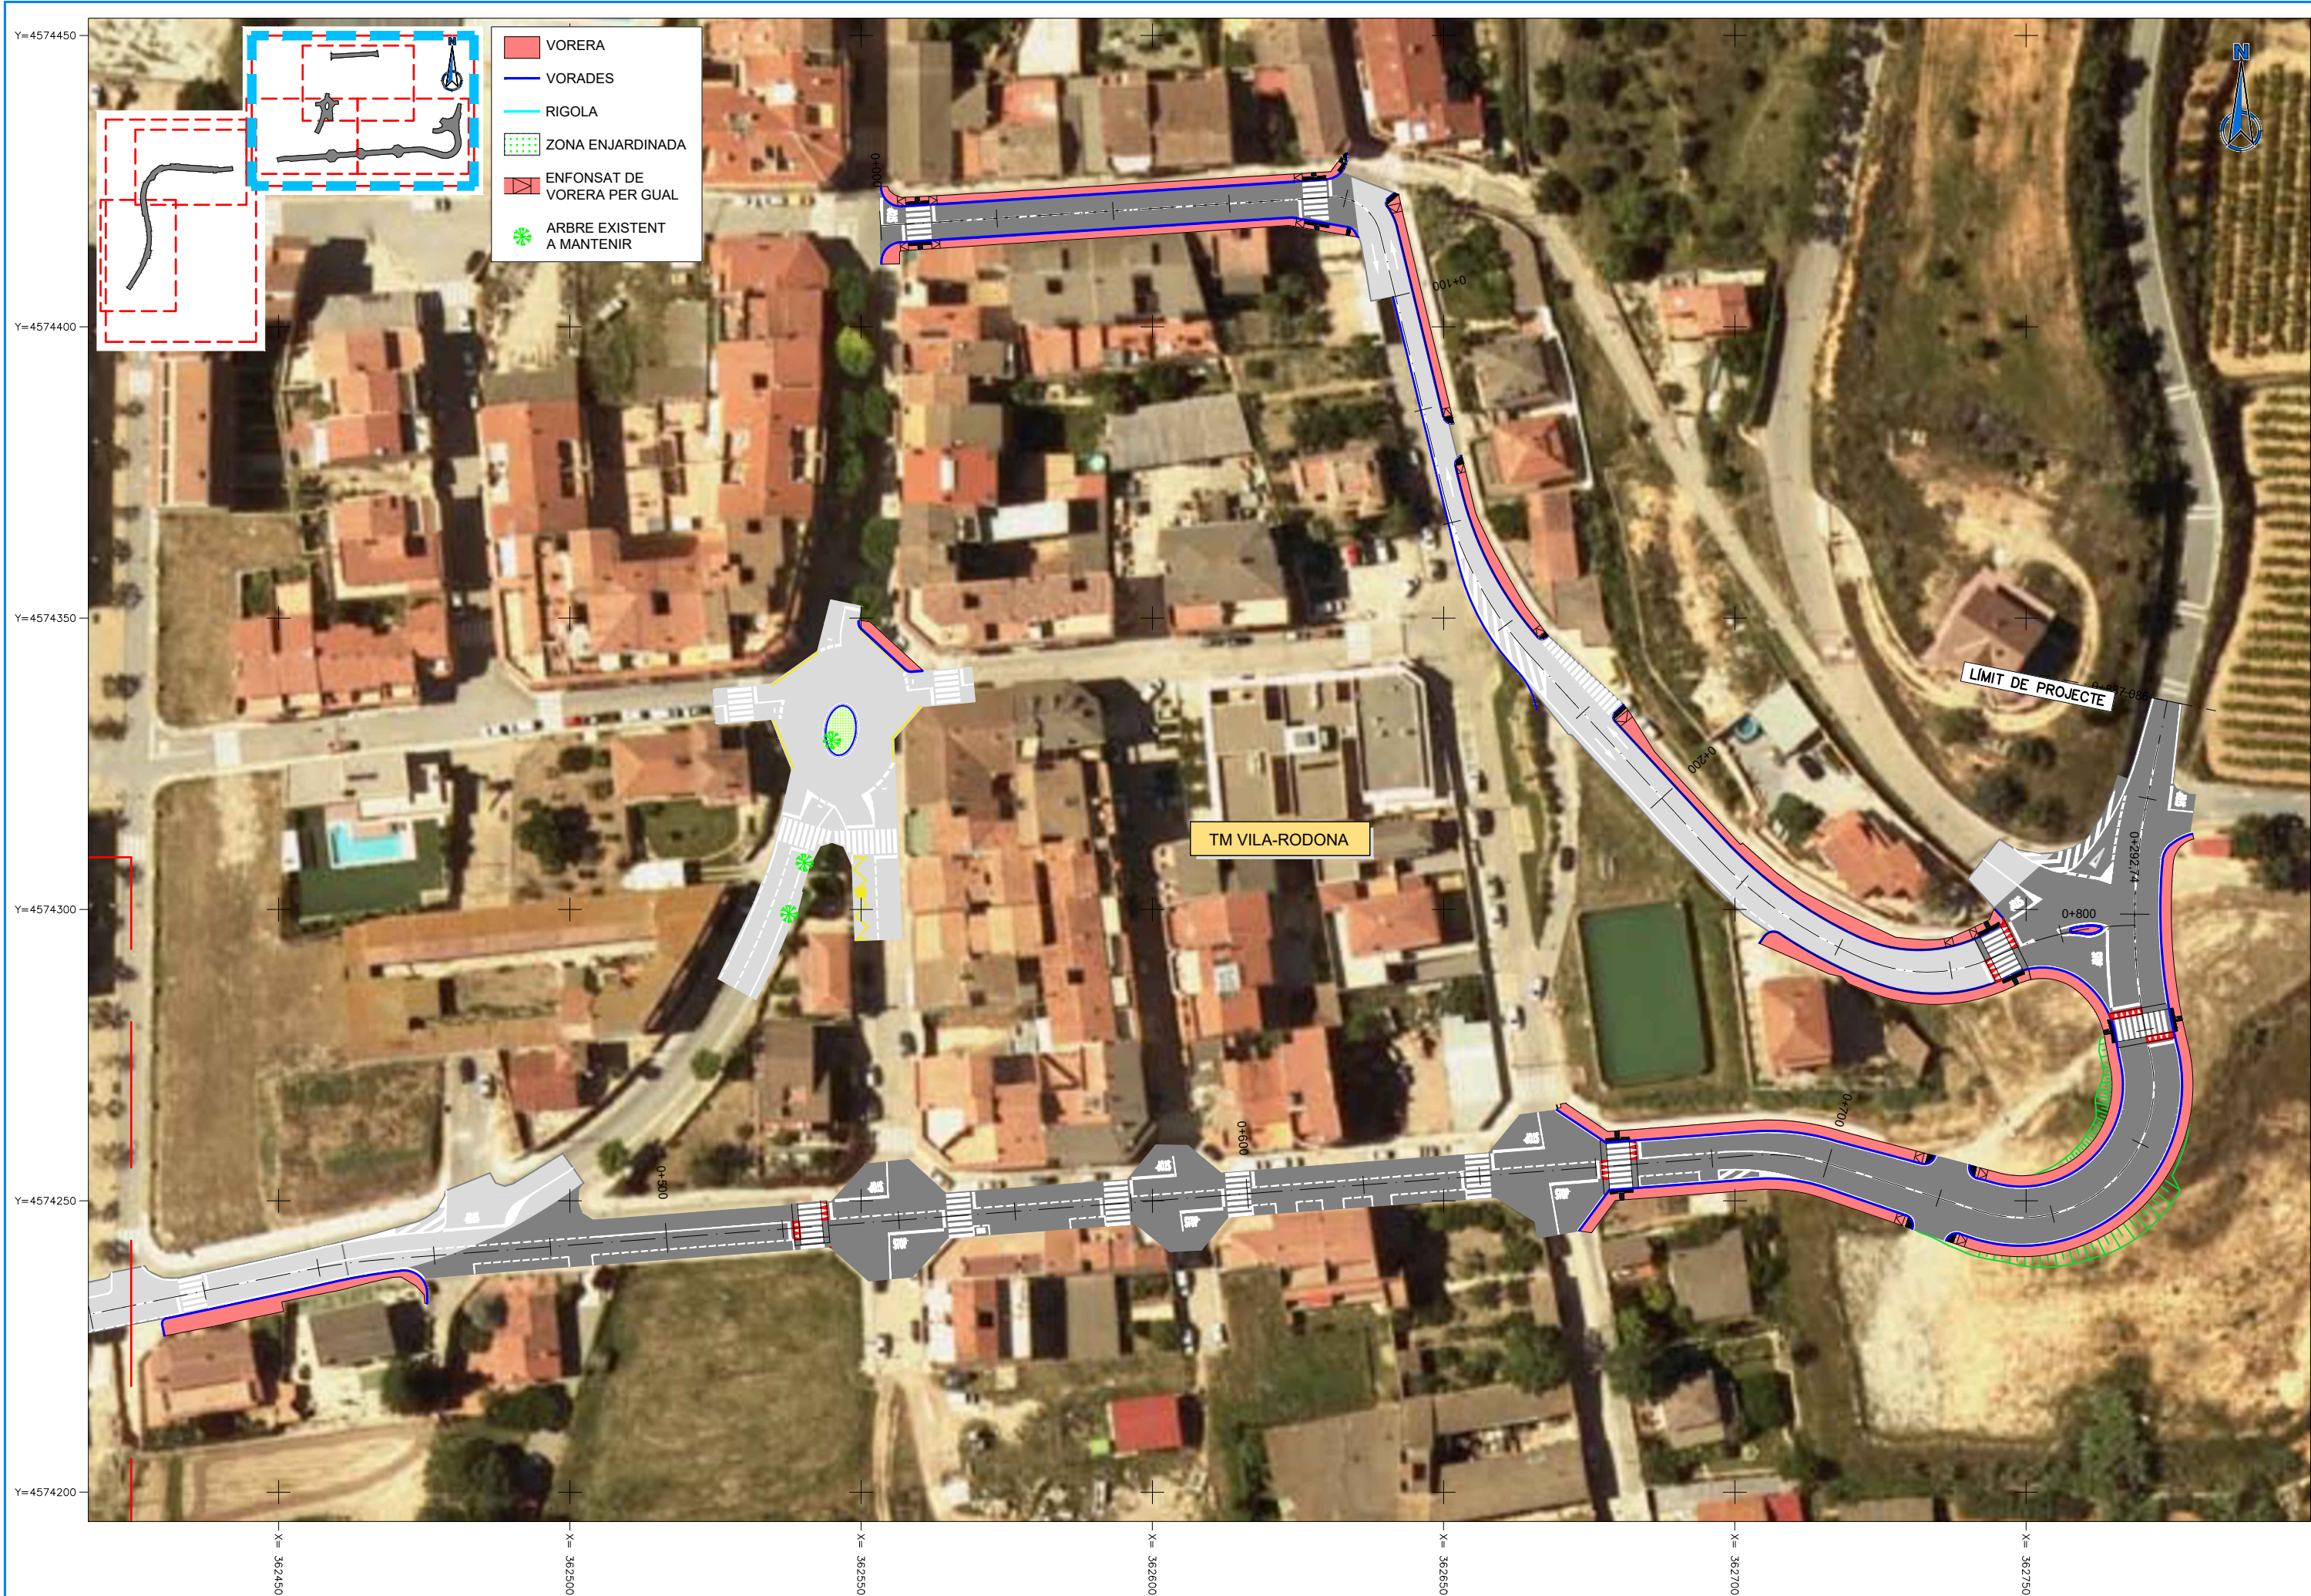

DIPUTACIÓ DE TARRAGONA

CLAU

P-05/2024

TÍTOL DEL PROJECTE

MODIFICAT NÚM. 2 DEL CONDICIONAMENT DE LES TRAVERSES
DE VILA-RODONA. CARRETERES TP-2003 i TV-2443.

DATA

ABRIL 2024

EL CAP DE L'ÀREA D'INFRAESTRUCTURES DEL TERRITORI
L'ENGINYER DE CAMINS, CANALS I PORTS

JAUME VIDAL GONZÁLEZ

EL CAP DE SERVEI DE PROJECTES I OBRES
L'ENGINYER CIVIL

CARLOS LOZANO SÁNCHEZ

ESCALES

A1 = 1/500
A3 = 1/1.000

TÍTOL DEL PLÀNOL

PLANTES GENERALS
PLANTA ORTOFOTOGRAFIA


PLÀNOL NÚM.


4.B


FULL


2 DE 7




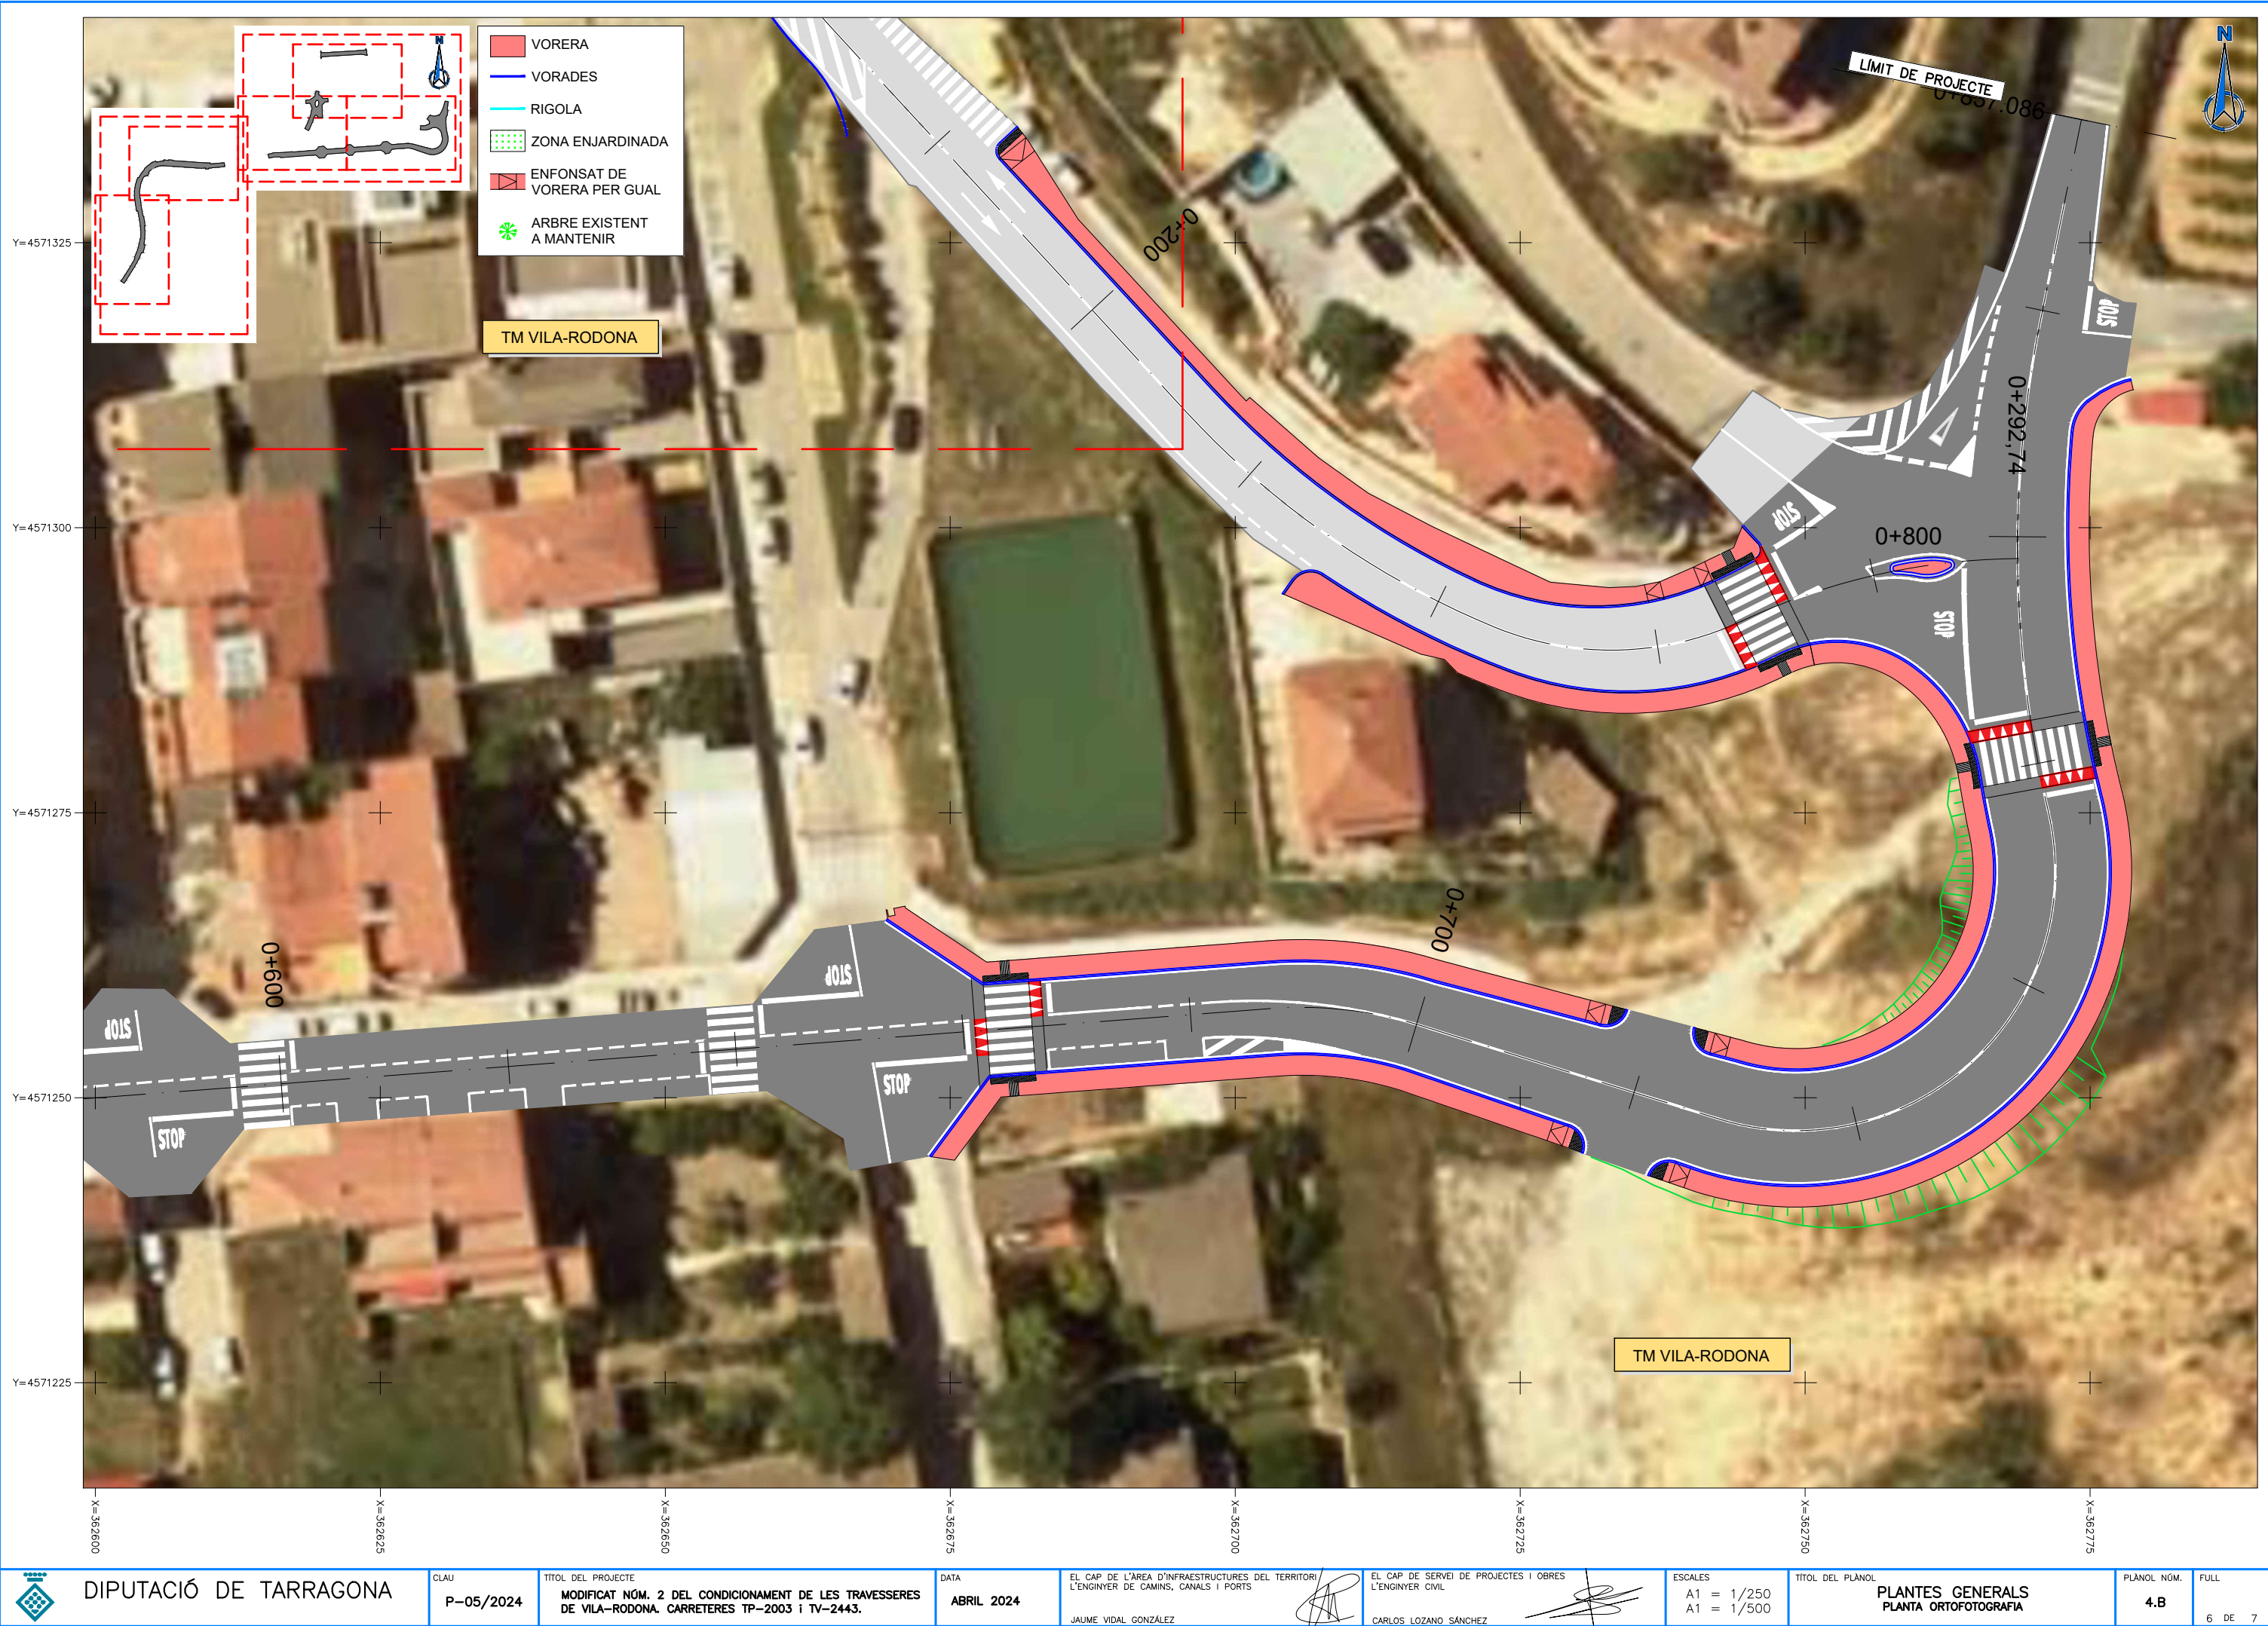


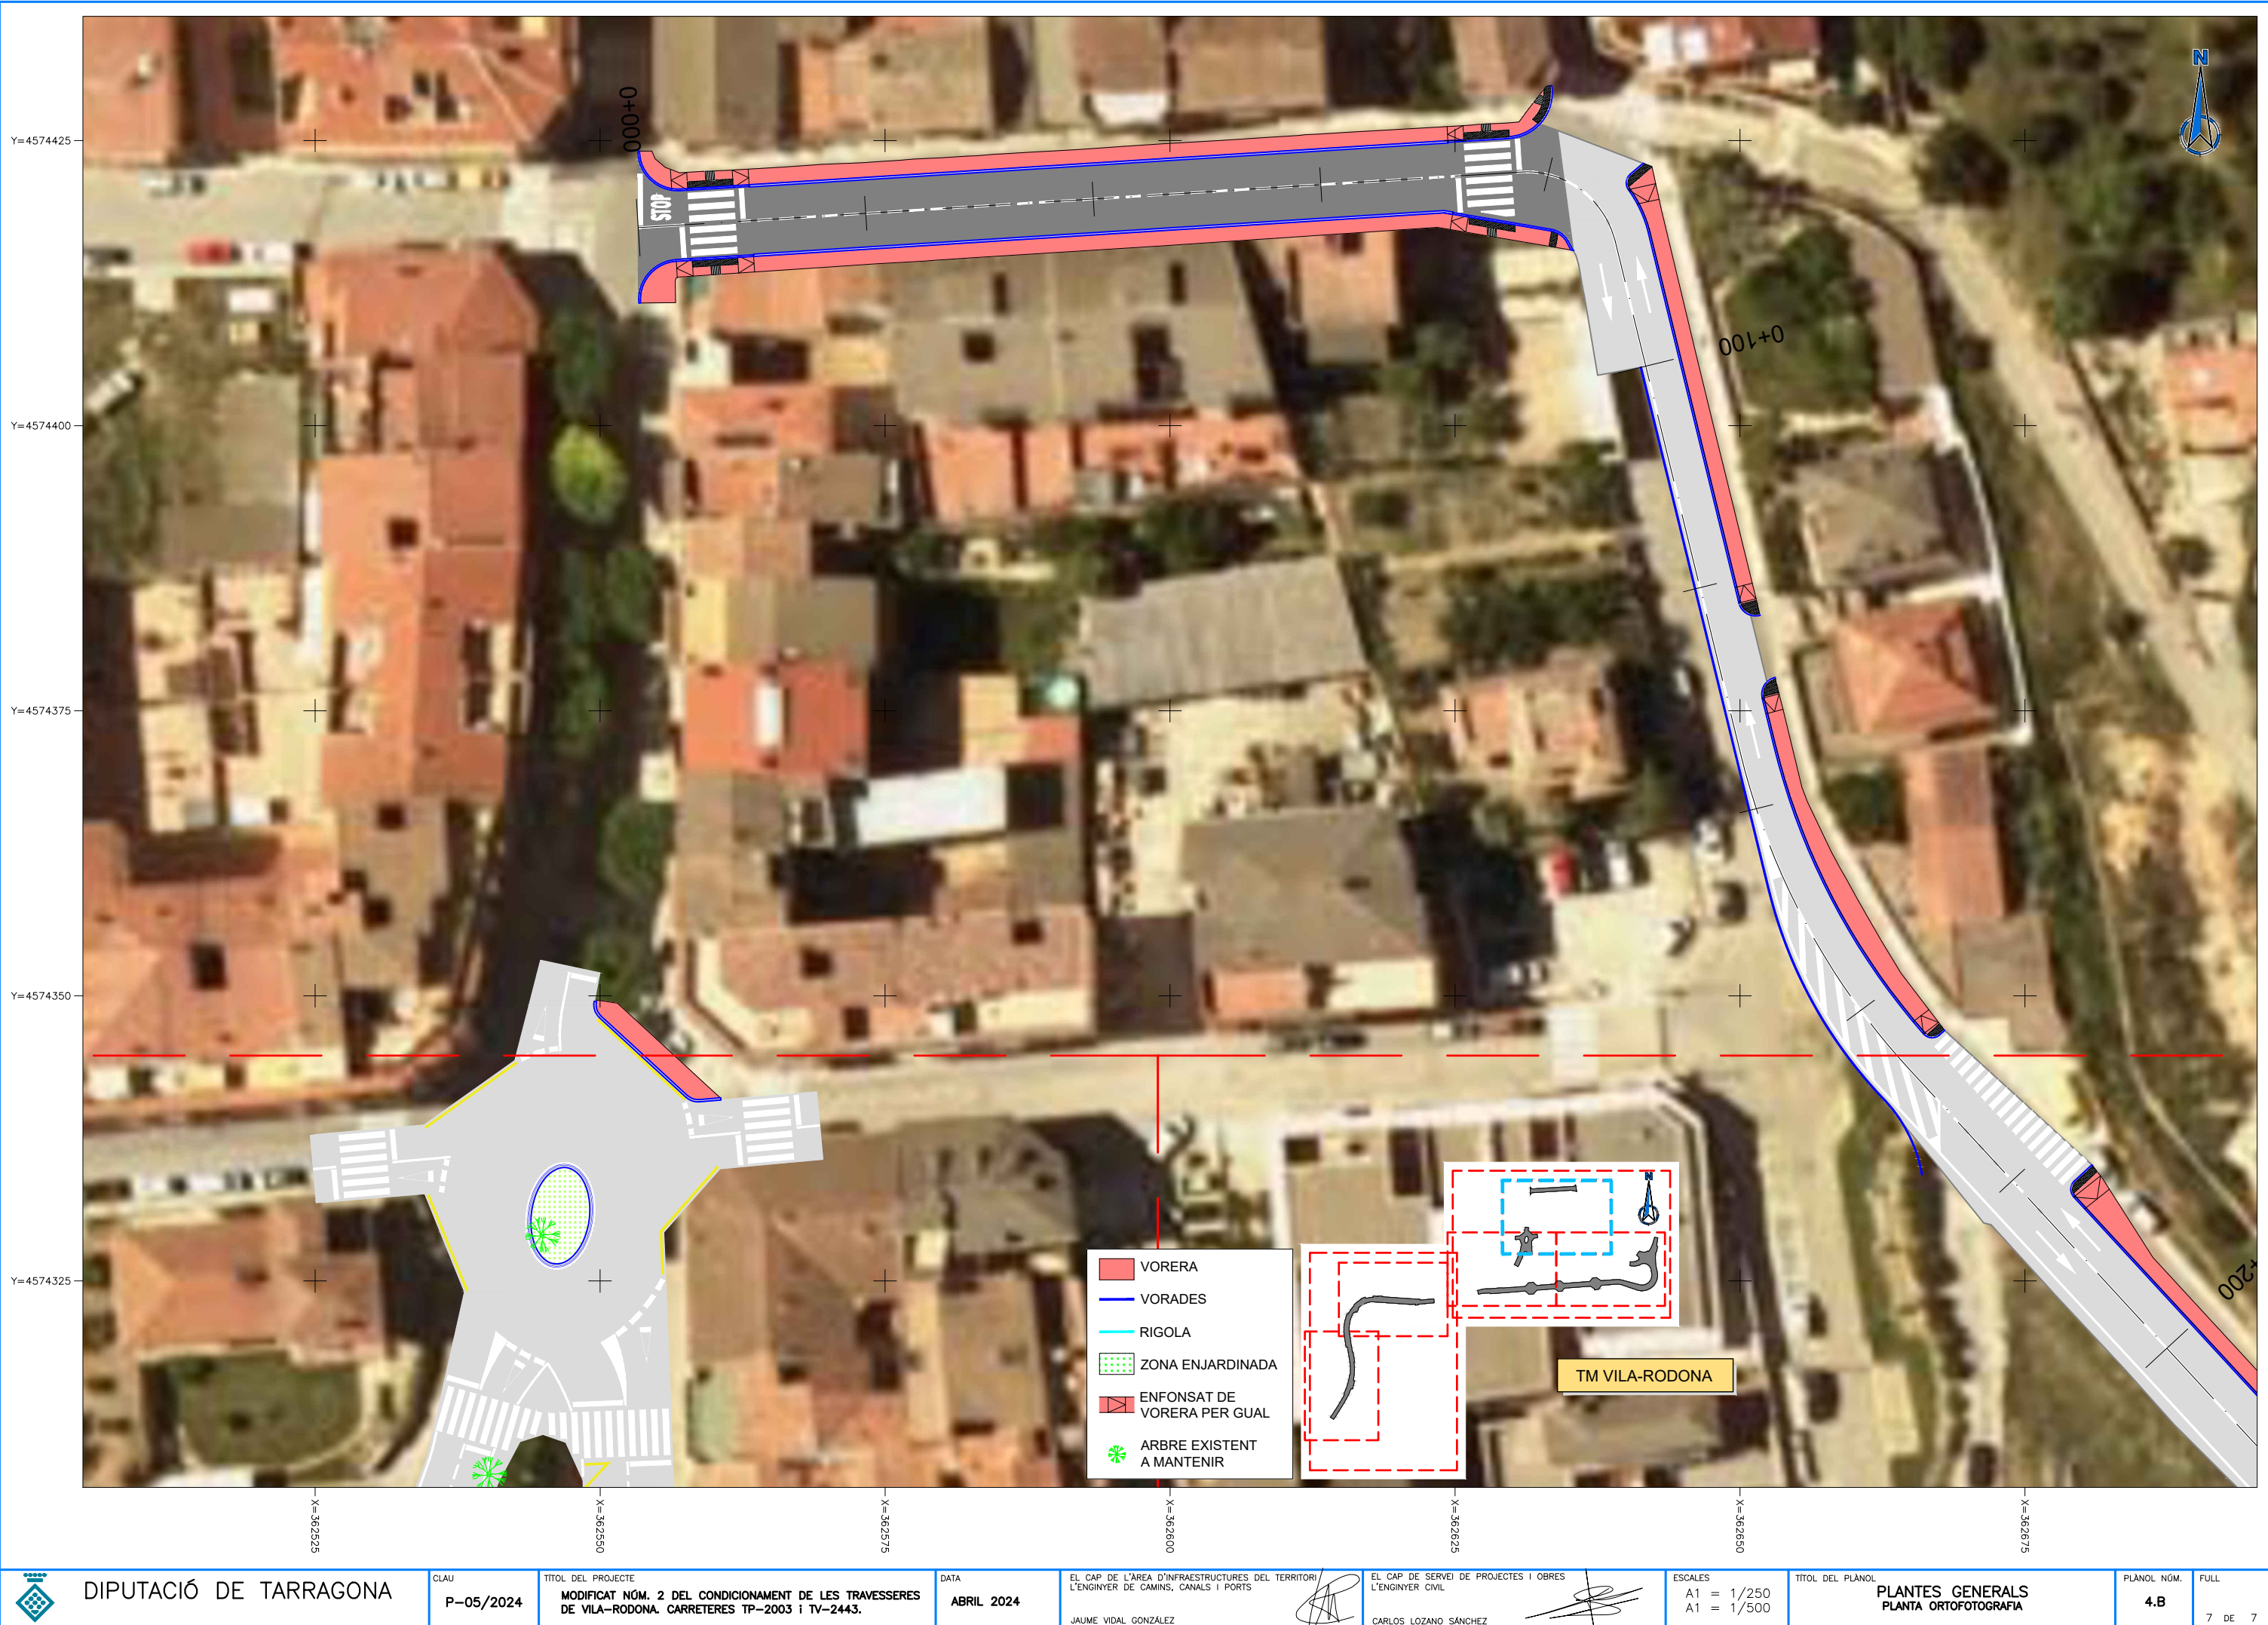

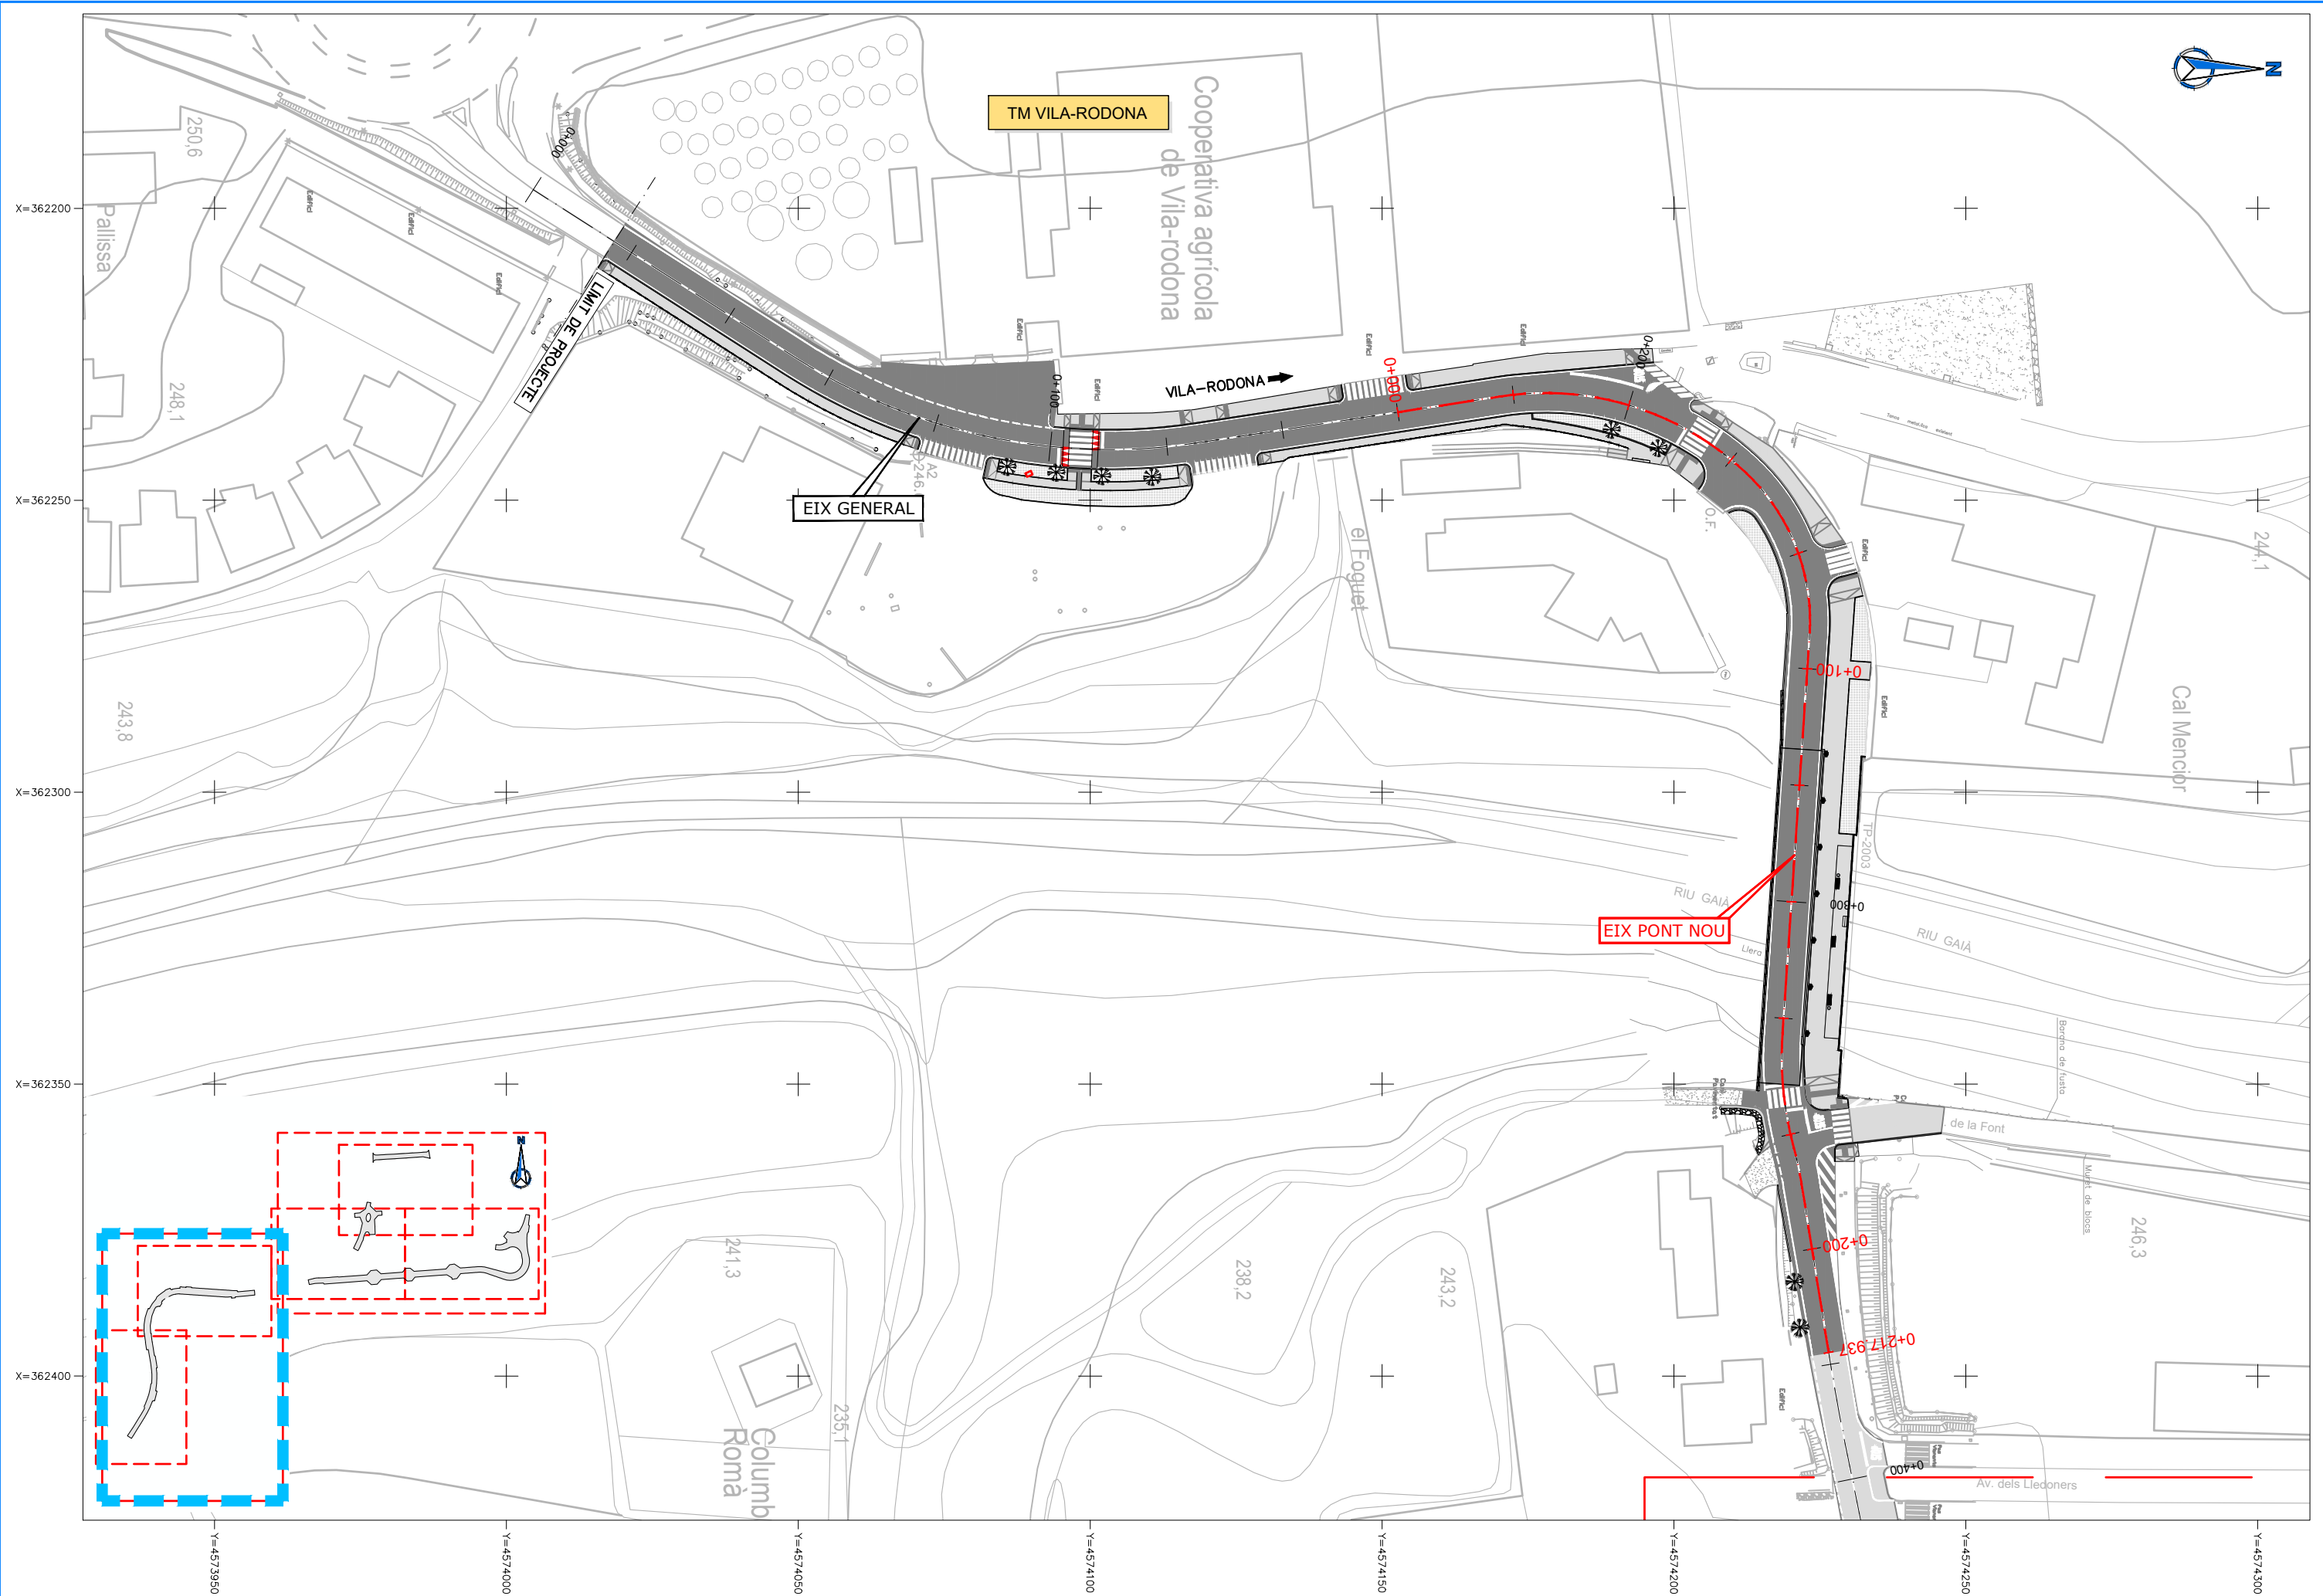

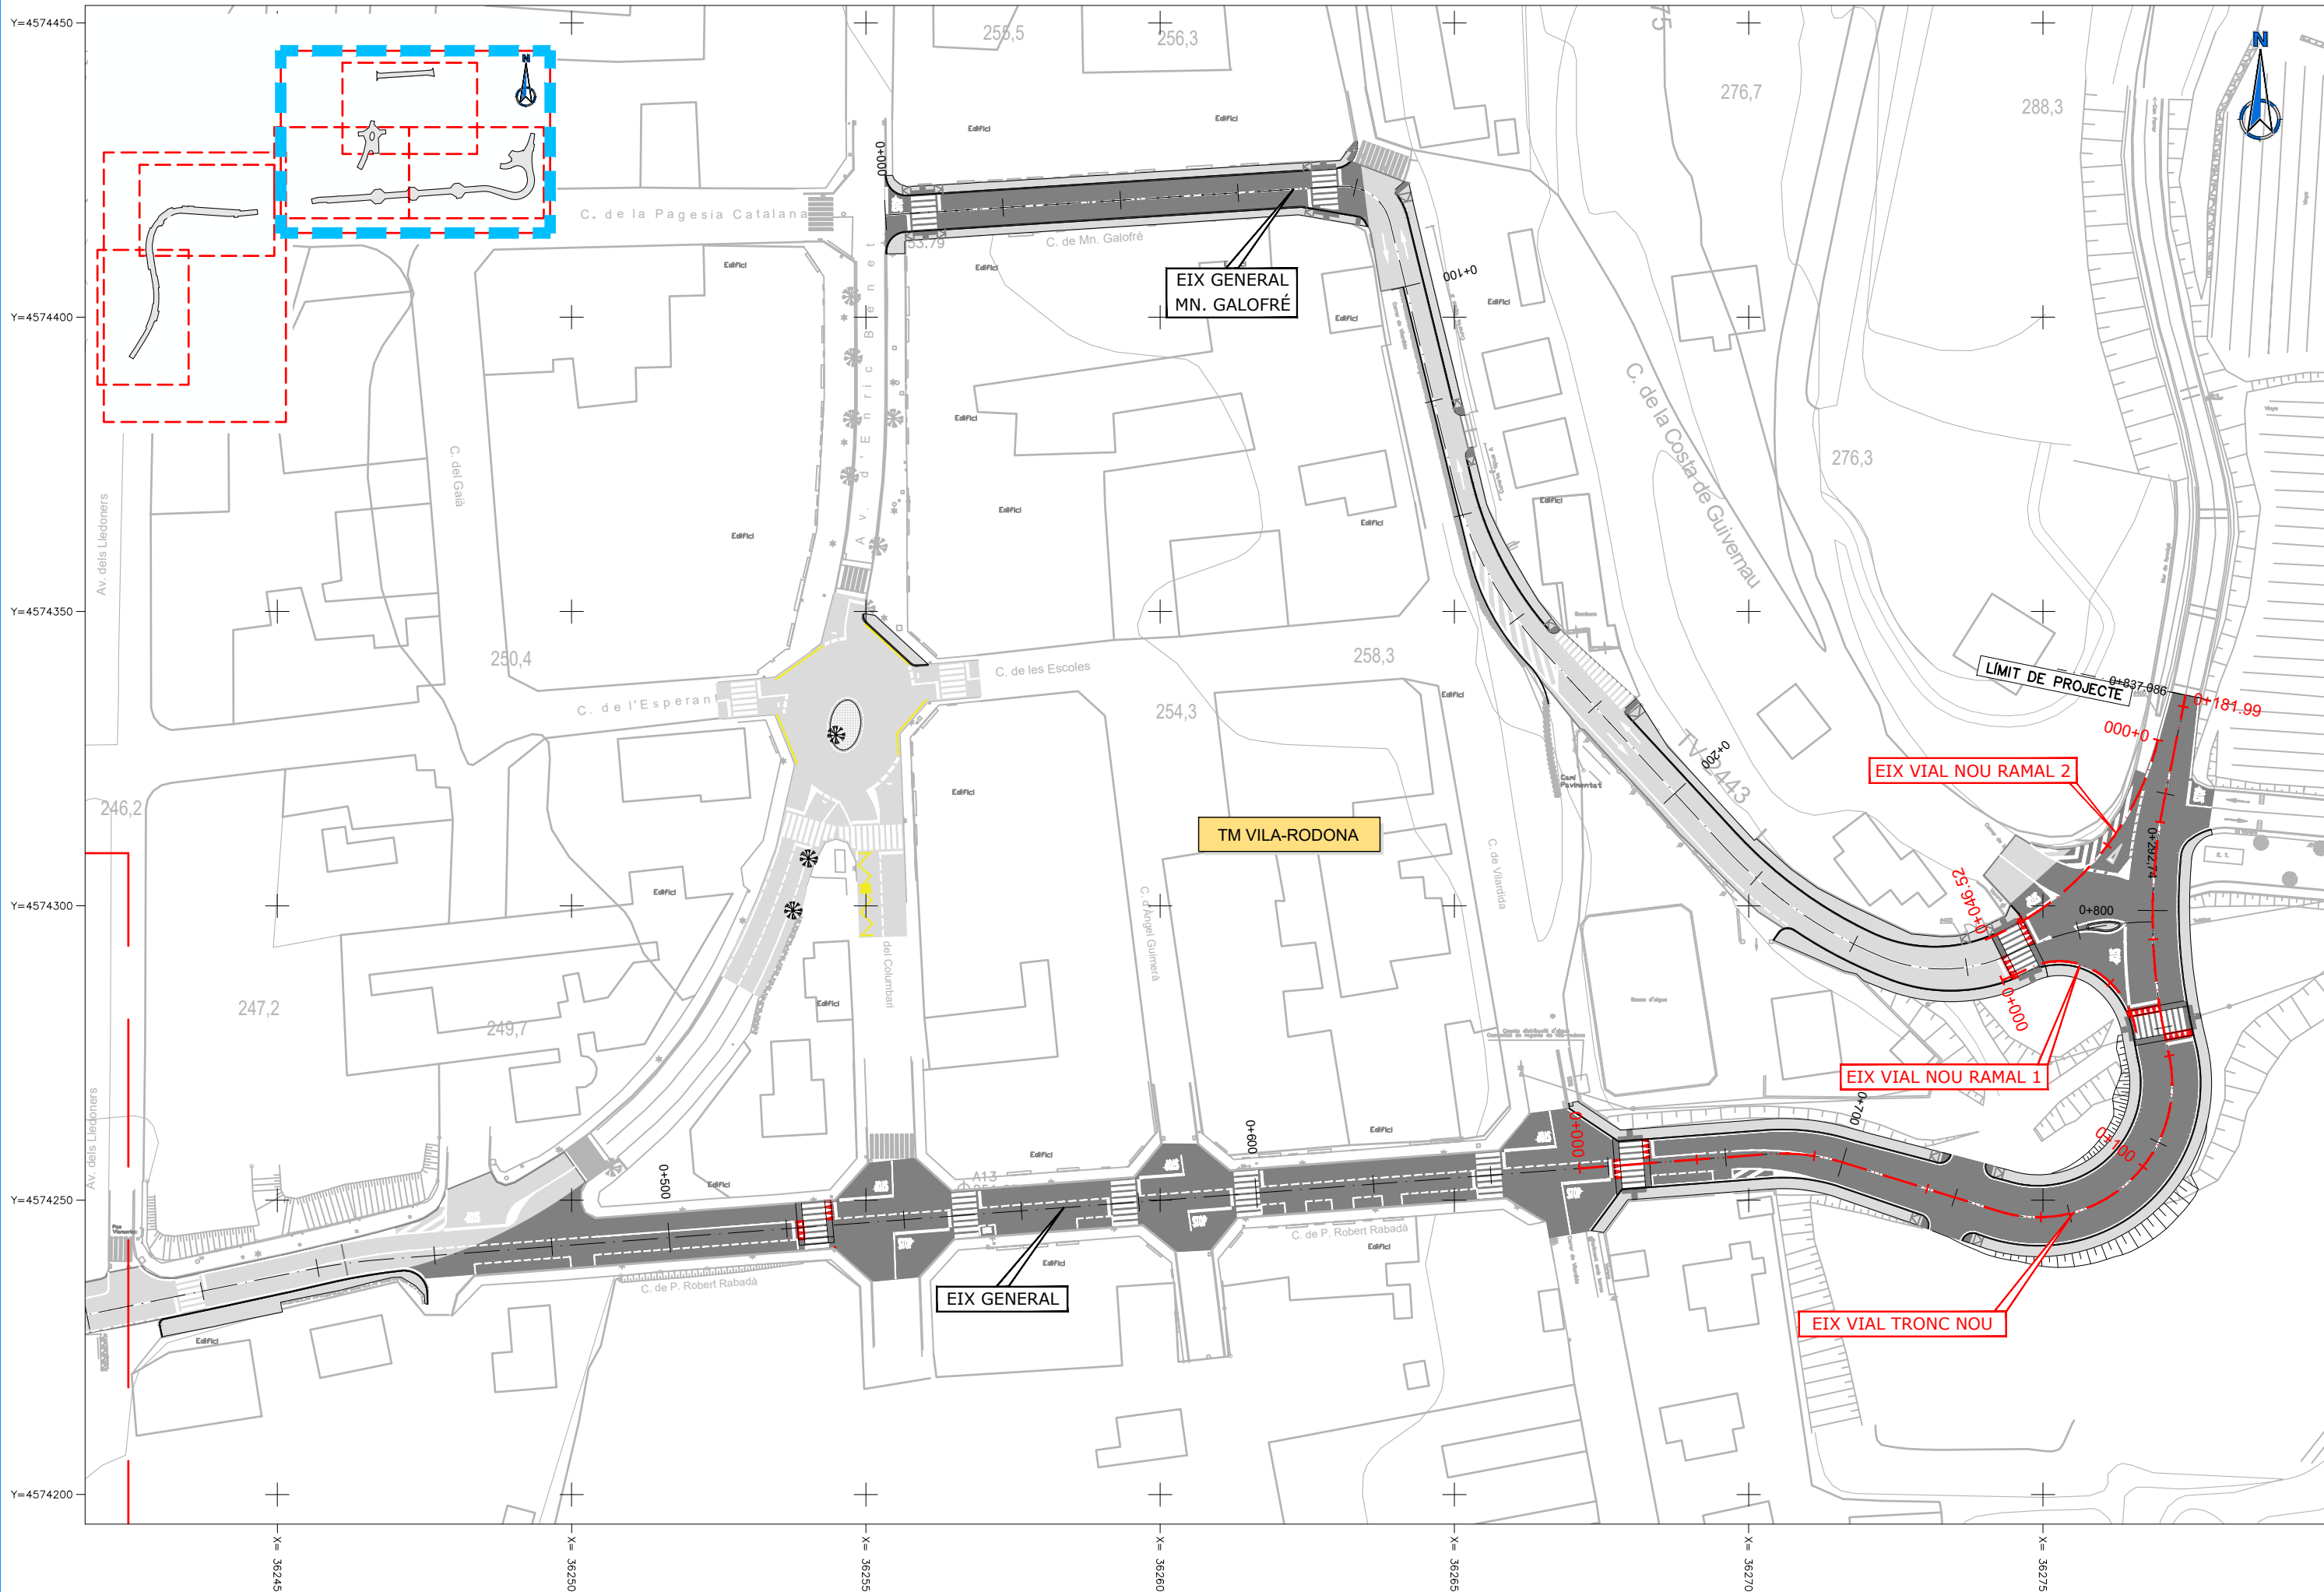

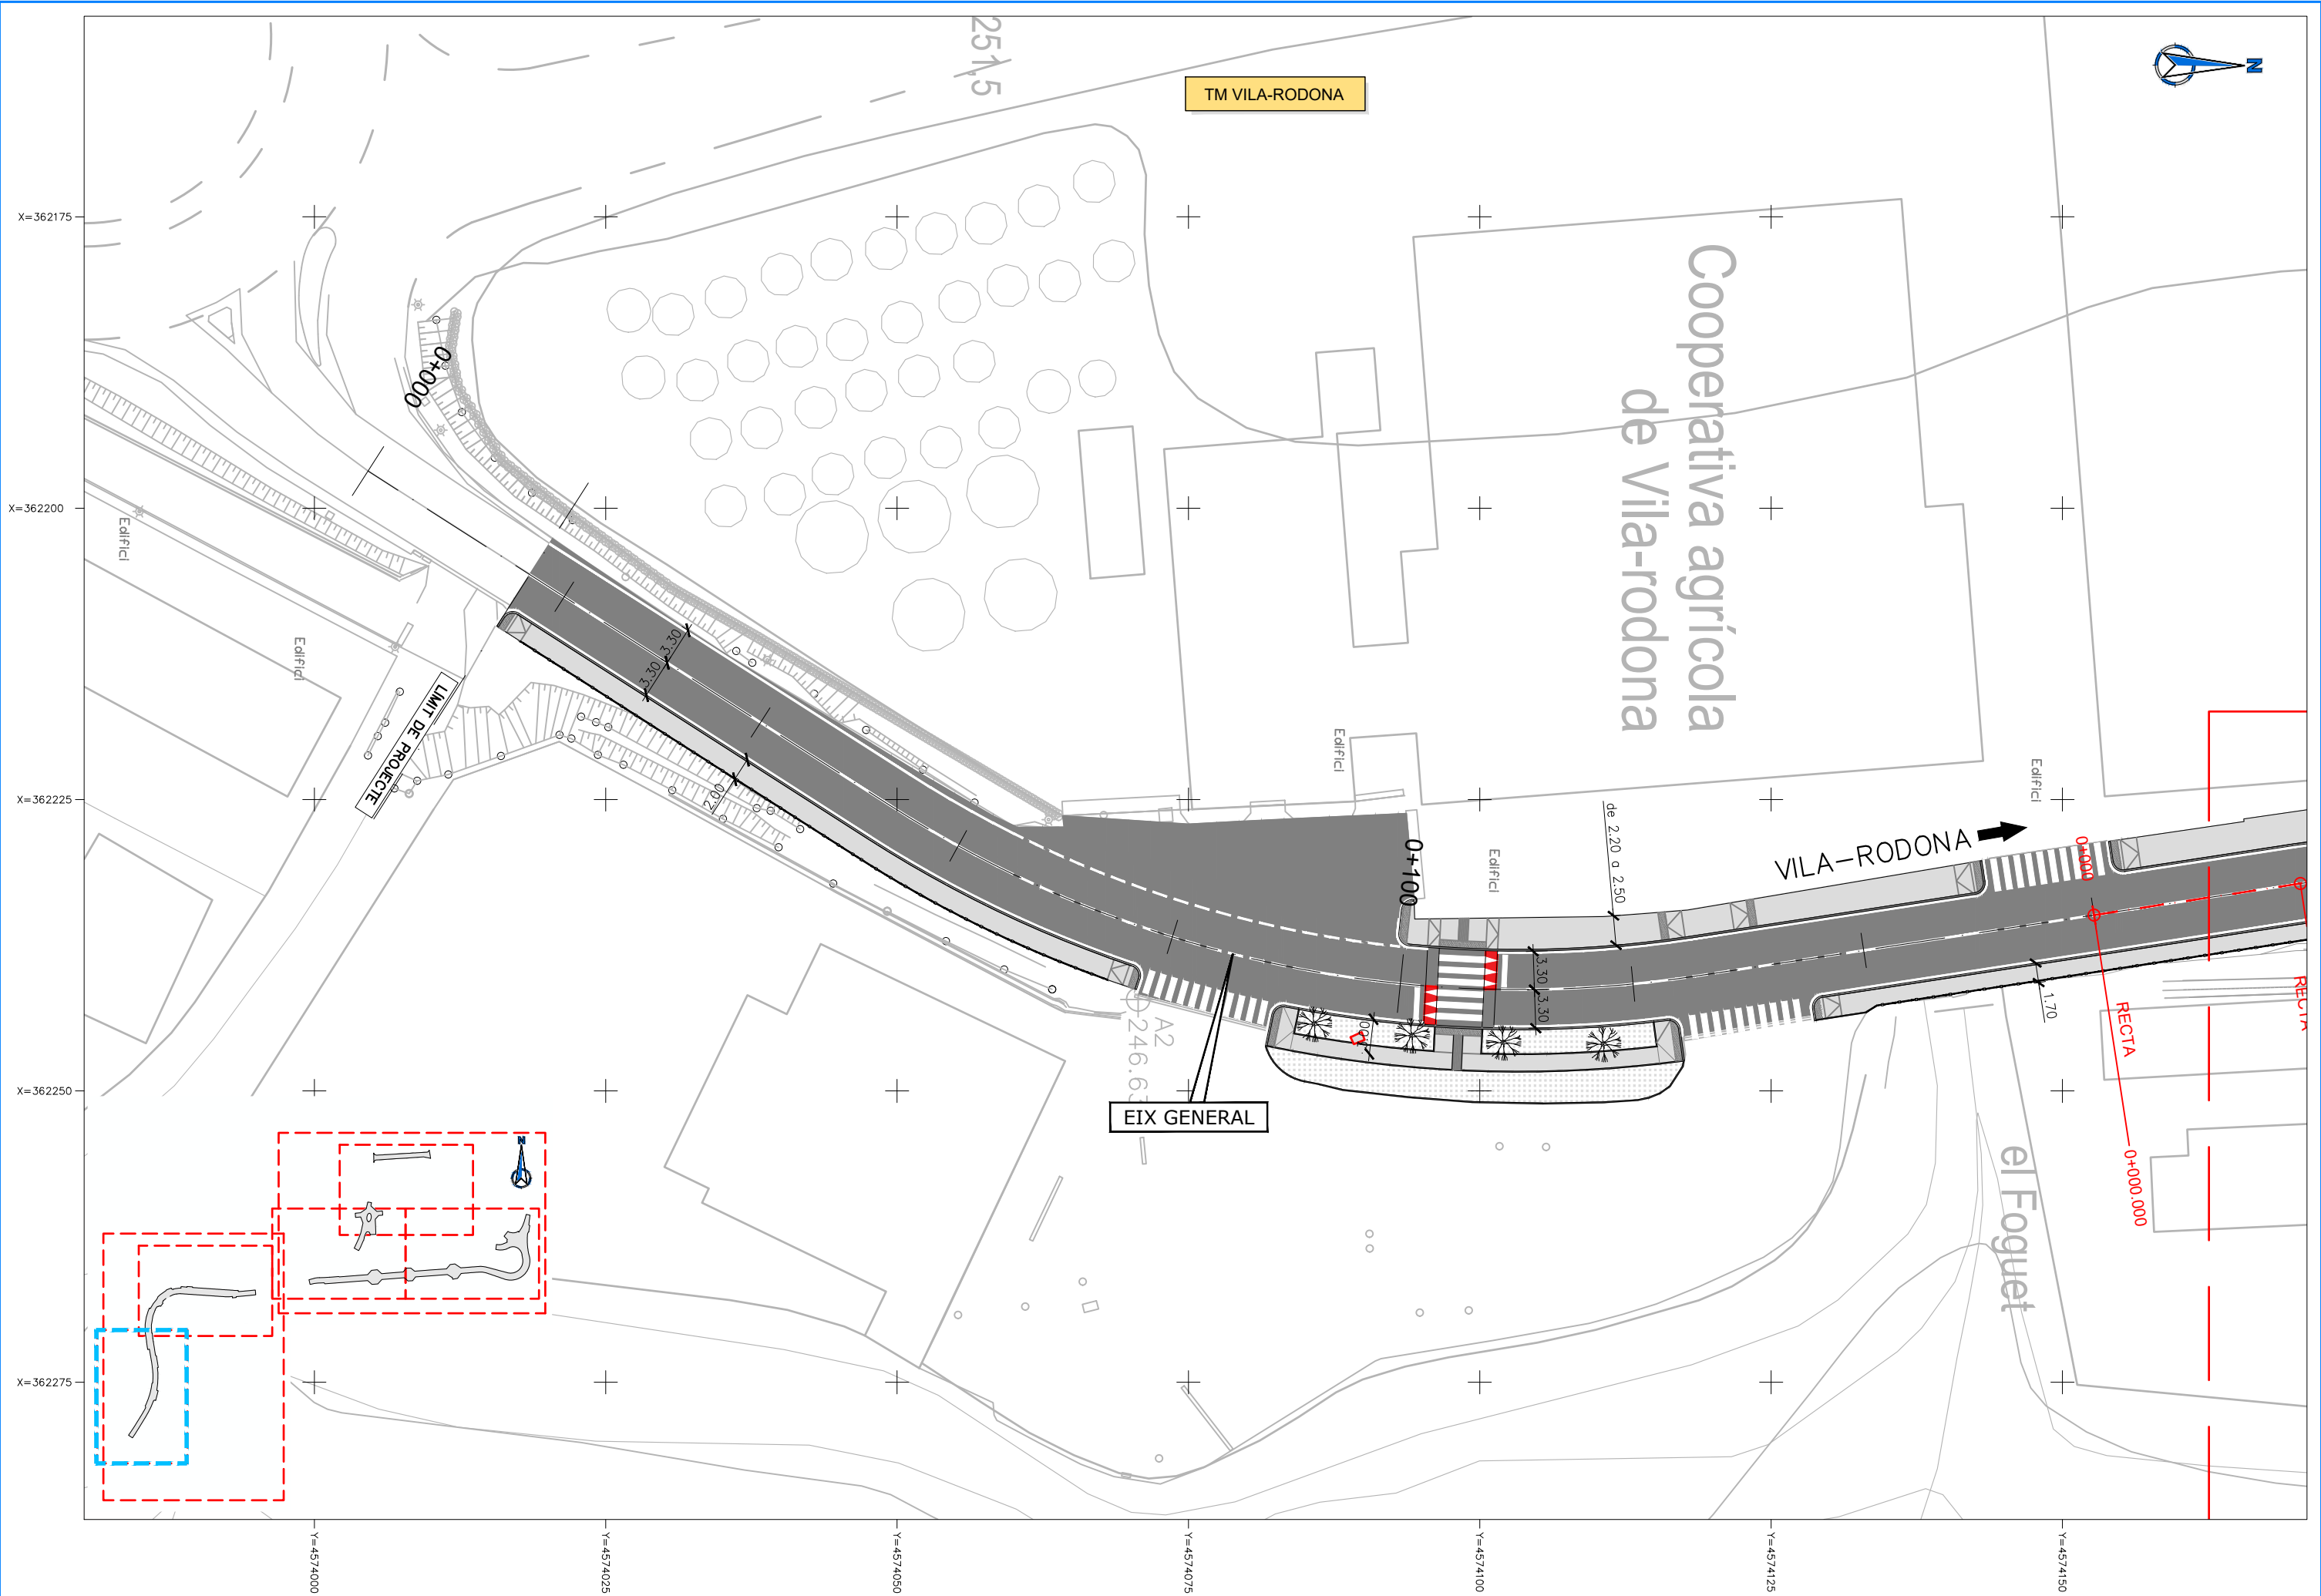

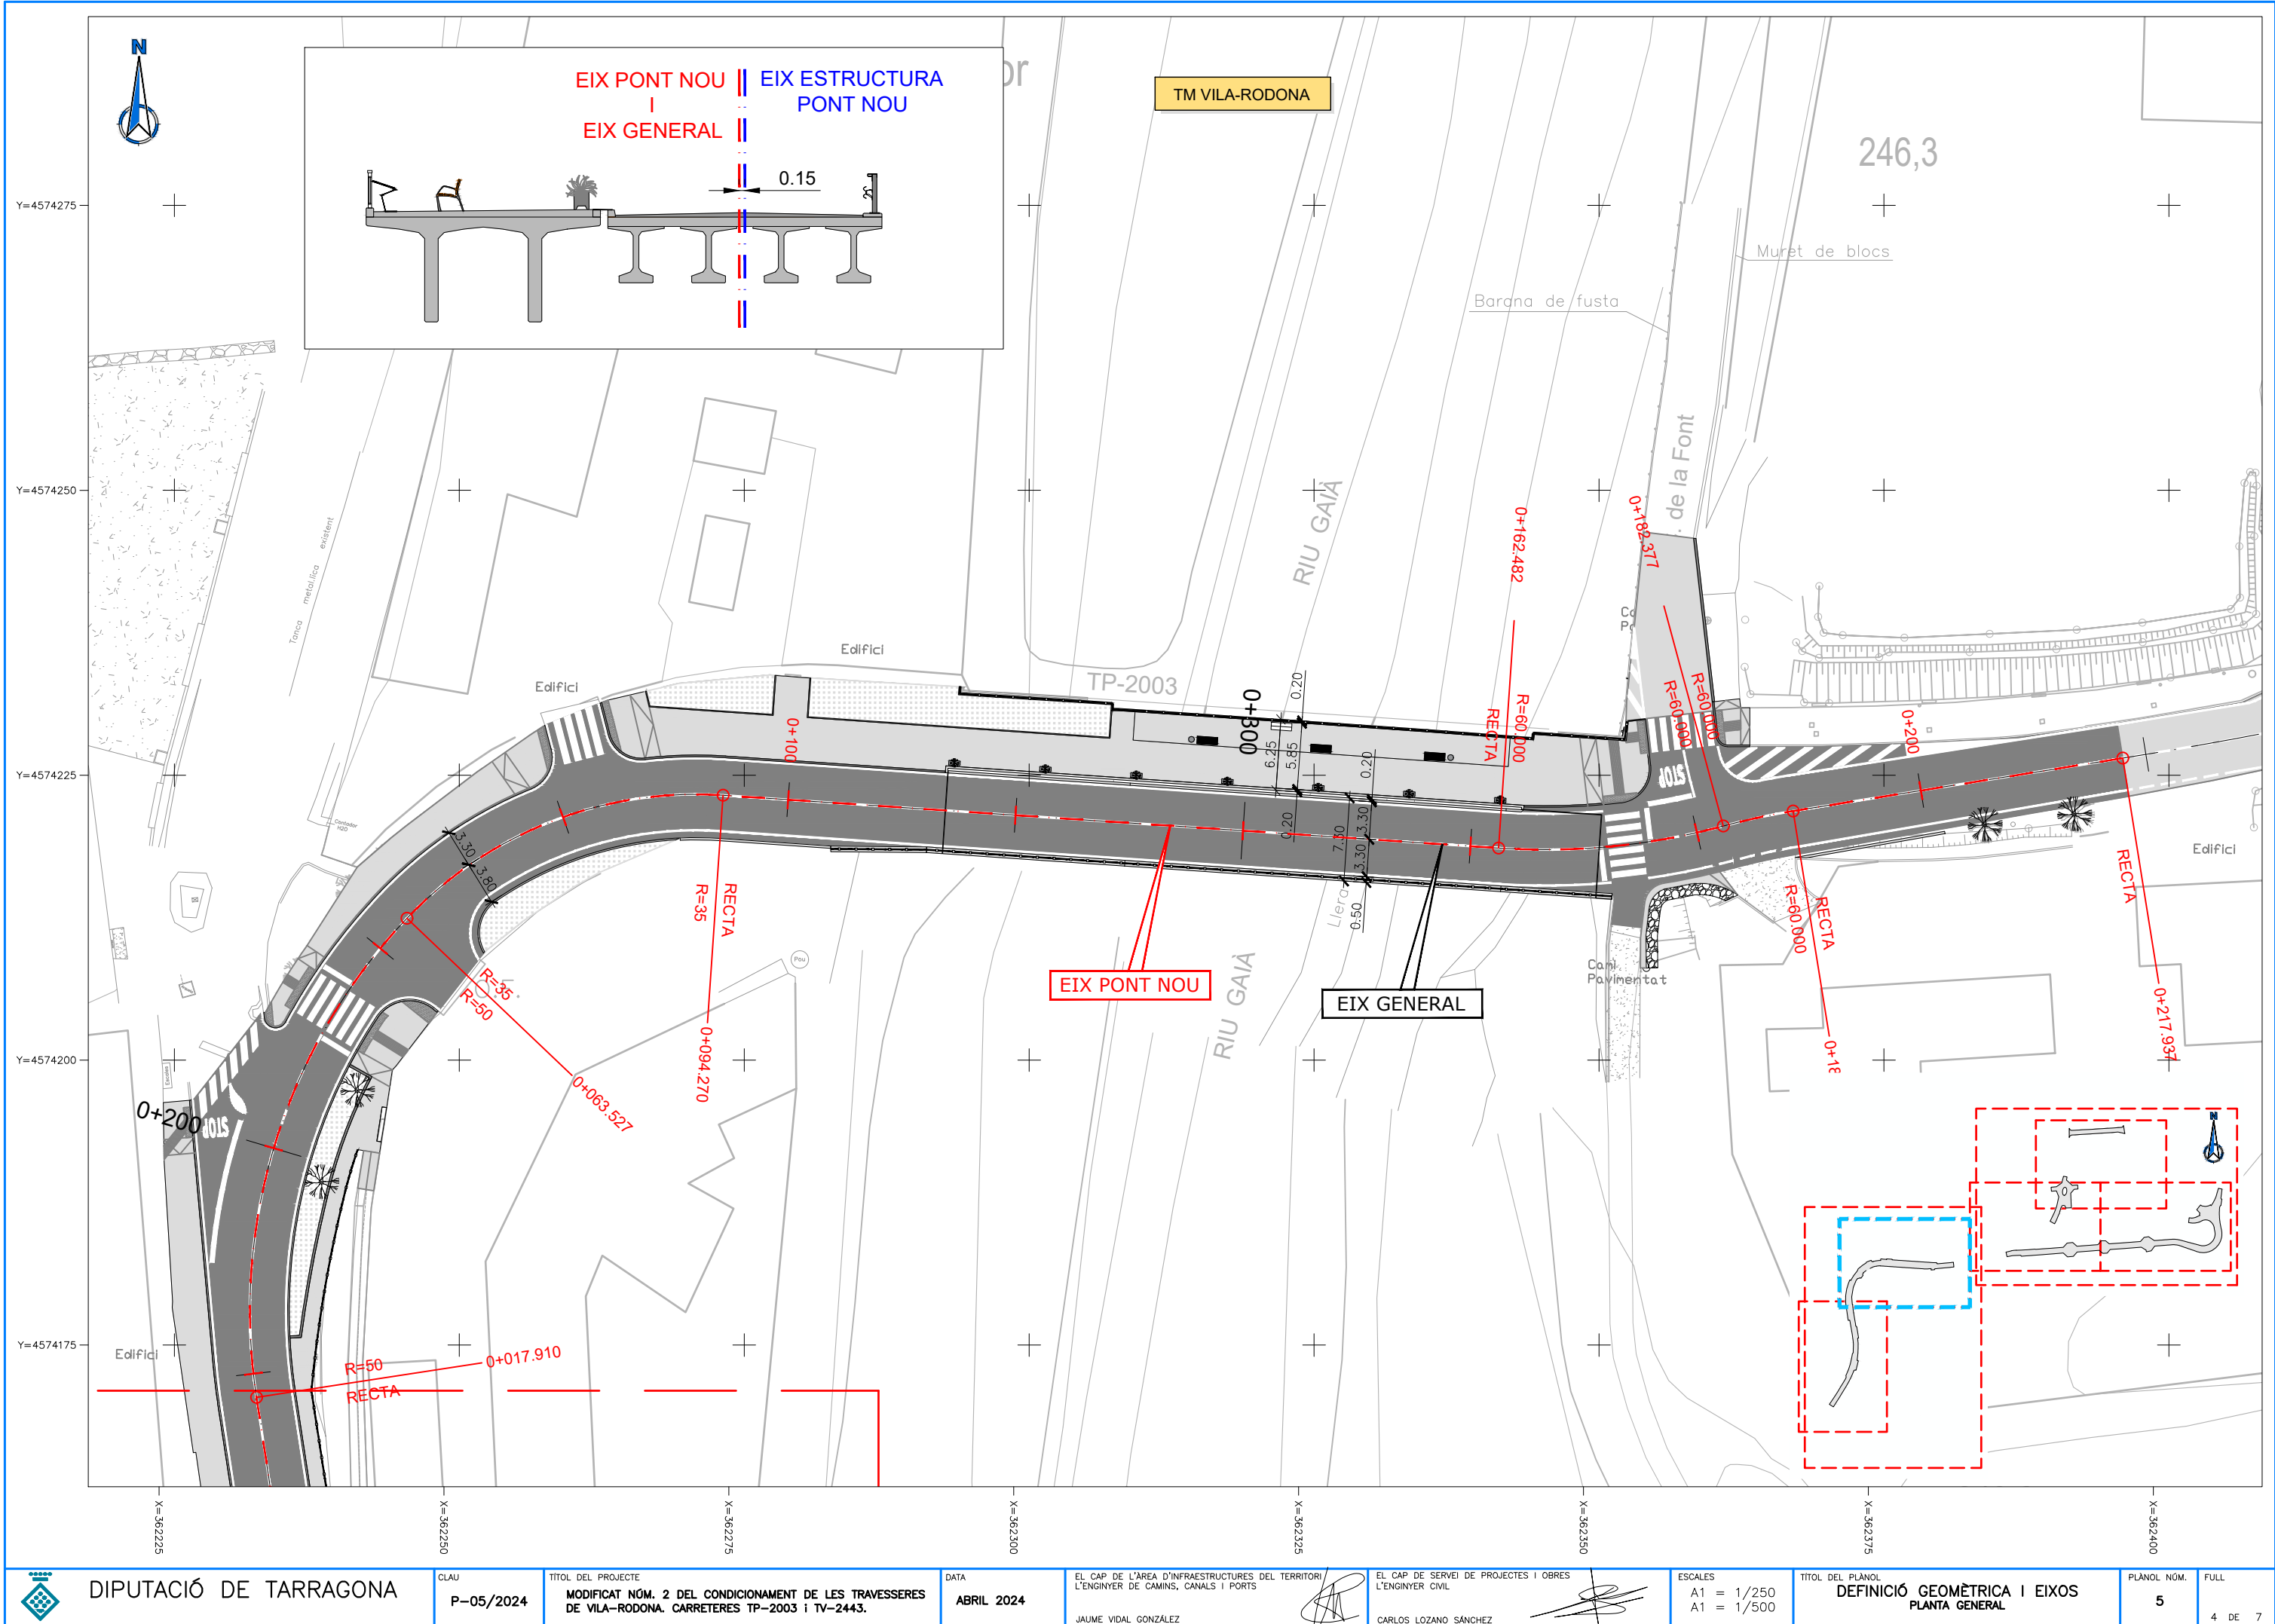

DIPUTACIÓ DE TARRAGONA

CLAU
P-05/2024

TÍTOL DEL PROJECTE
MODIFICAT NÚM. 2 DEL CONDICIONAMENT DE LES TRAVERSES
DE VILA-RODONA. CARRETERES TP-2003 i TV-2443.

DATA
ABRIL 2024

EL CAP DE L'ÀREA D'INFRAESTRUCTURES DEL TERRITORI
L'ENGINYER DE CAMINS, CANALS I PORTS
JAUME VIDAL GONZÁLEZ


EL CAP DE SERVEI DE PROJECTES I OBRES
L'ENGINYER CIVIL
CARLOS LOZANO SÁNCHEZ

ESCALES
A1 = 1/250
A1 = 1/500

TÍTOL DEL PLÀNOL
DEFINICIÓ GEOMÈTRICA I EIXOS
PLANTA GENERAL

PLÀNOL NÚM.
5

FULL
4 DE 7

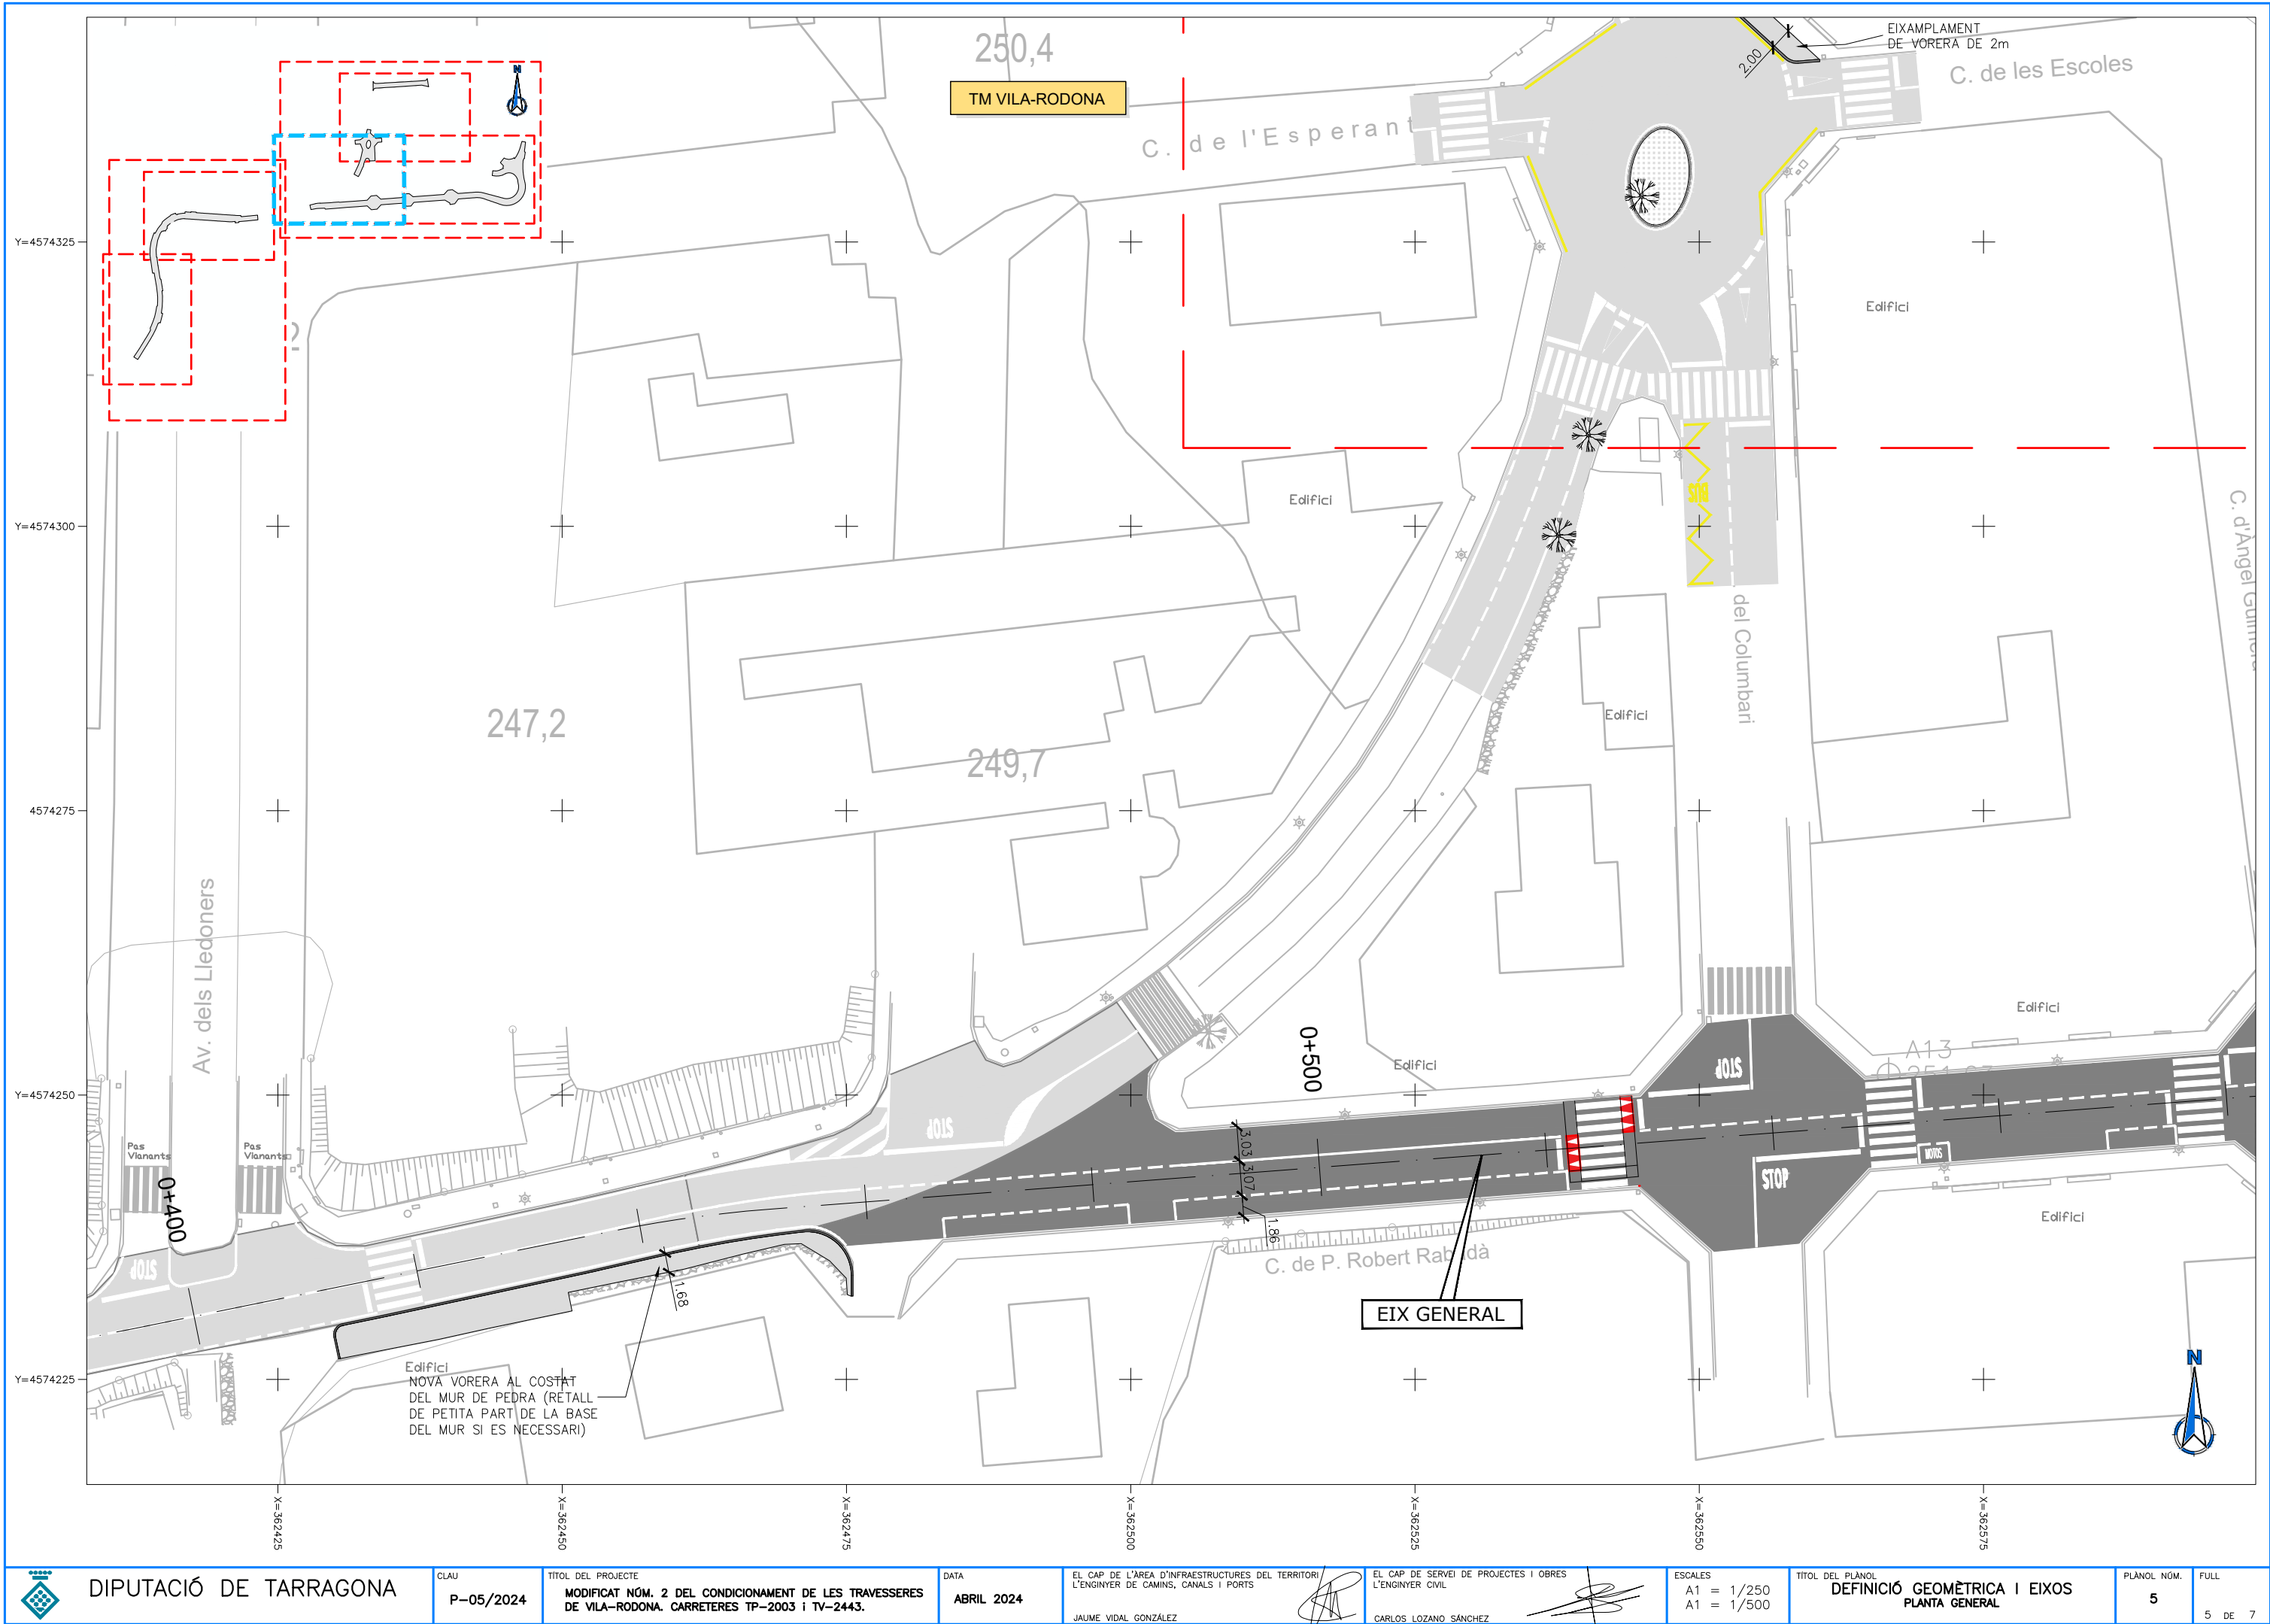

DIPUTACIÓ DE TARRAGONA

CLAU
P-05/2024

TÍTOL DEL PROJECTE
MODIFICAT NÚM. 2 DEL CONDICIONAMENT DE LES TRAVESSERES
DE VILA-RODONA. CARRETERES TP-2003 i TV-2443.

DATA
ABRIL 2024

EL CAP DE L'ÀREA D'INFRASTRUCTURES DEL TERRITORI
L'ENGINYER DE CAMINS, CANALS I PORTS
JAUME VIDAL GONZÁLEZ



EL CAP DE SERVEI DE PROJECTES I OBRES
L'ENGINYER CIVIL
CARLOS LOZANO SÁNCHEZ




ESCALES
A1 = 1/250
A1 = 1/500

TÍTOL DEL PLÀNOL
DEFINICIÓ GEOMÈTRICA I EIXOS
PLANTA GENERAL

PLÀNOL NÚM.
5

FULL
5 DE 7

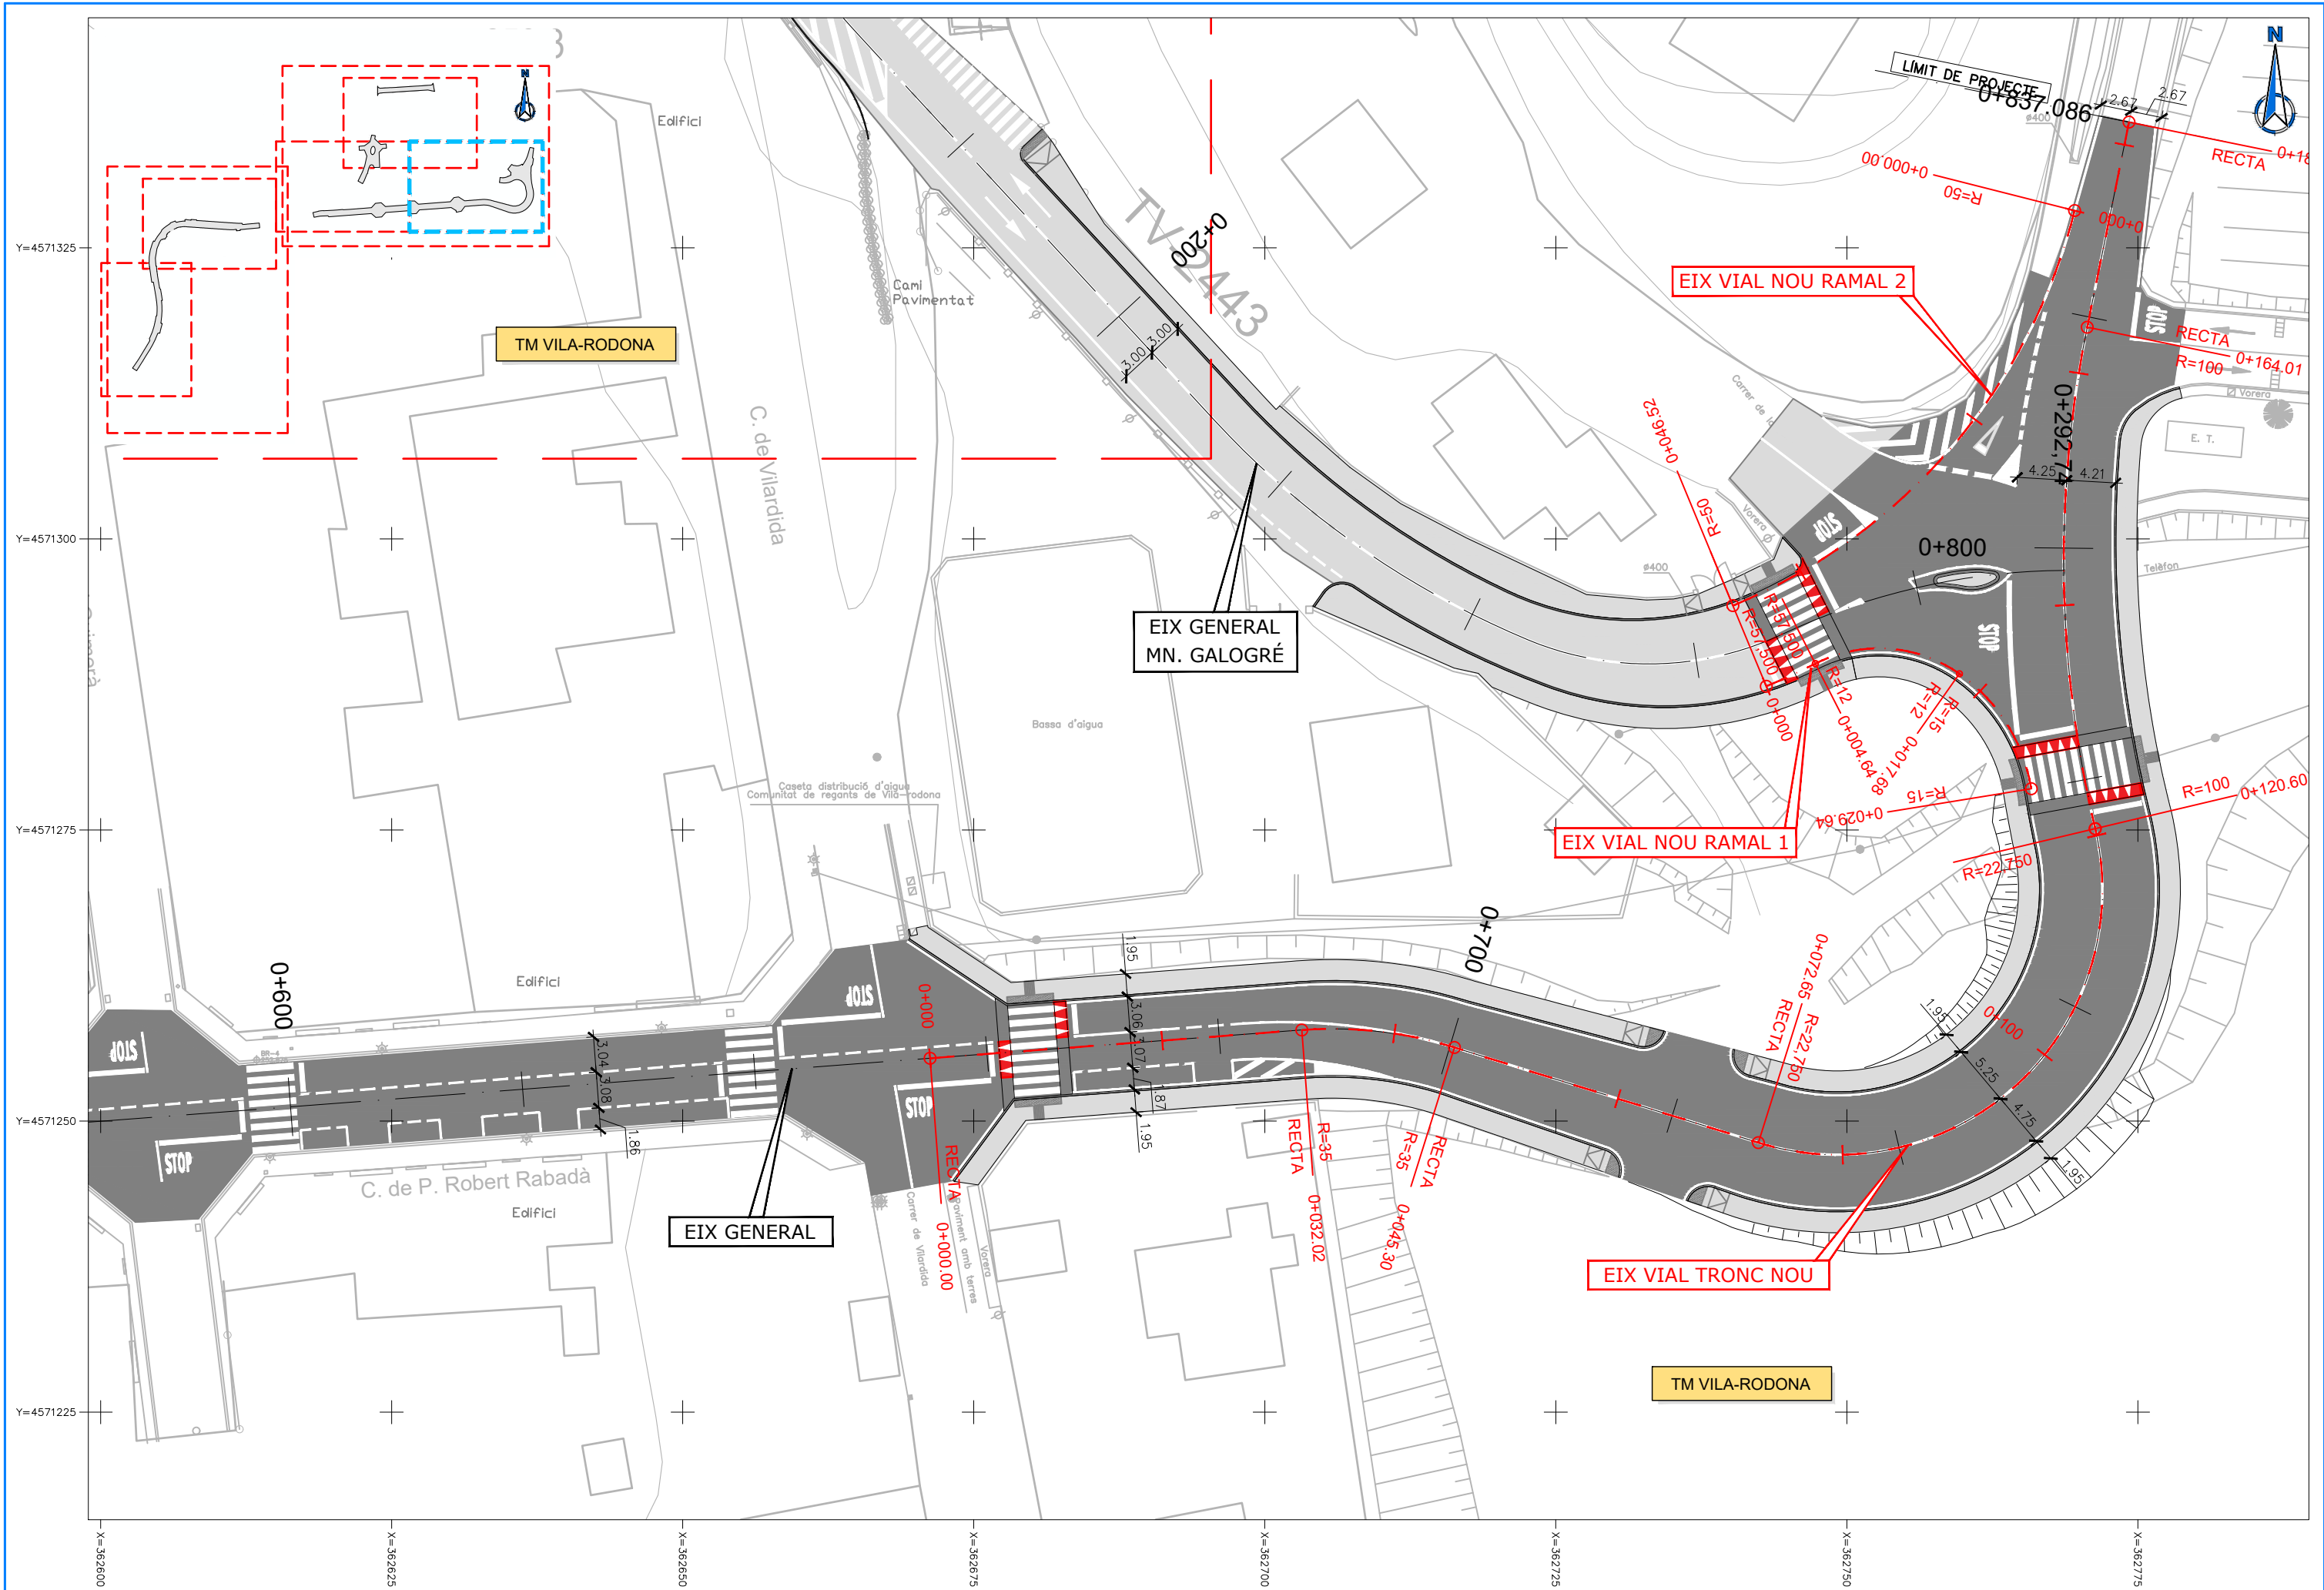

DIPUTACIÓ DE TARRAGONA

CLAU
P-05/2024

TÍTOL DEL PROJECTE
MODIFICAT NÚM. 2 DEL CONDICIONAMENT DE LES TRAVESSERES
DE VILA-RODONA. CARRETERES TP-2003 i TV-2443.

DATA
ABRIL 2024

EL CAP DE L'ÀREA D'INFRASTRUCTURES DEL TERRITORI
L'ENGINYER DE CAMINS, CANALS I PORTS
JAUME VIDAL GONZÁLEZ


EL CAP DE SERVEI DE PROJECTES I OBRES
L'ENGINYER CIVIL
CARLOS LOZANO SÁNCHEZ

ESCALES
A1 = 1/250
A1 = 1/500

TÍTOL DEL PLÀNOL
DEFINICIÓ GEOMÈTRICA I EIXOS
PLANTA GENERAL

PLÀNOL NÚM.
5

FULL
6 DE 7

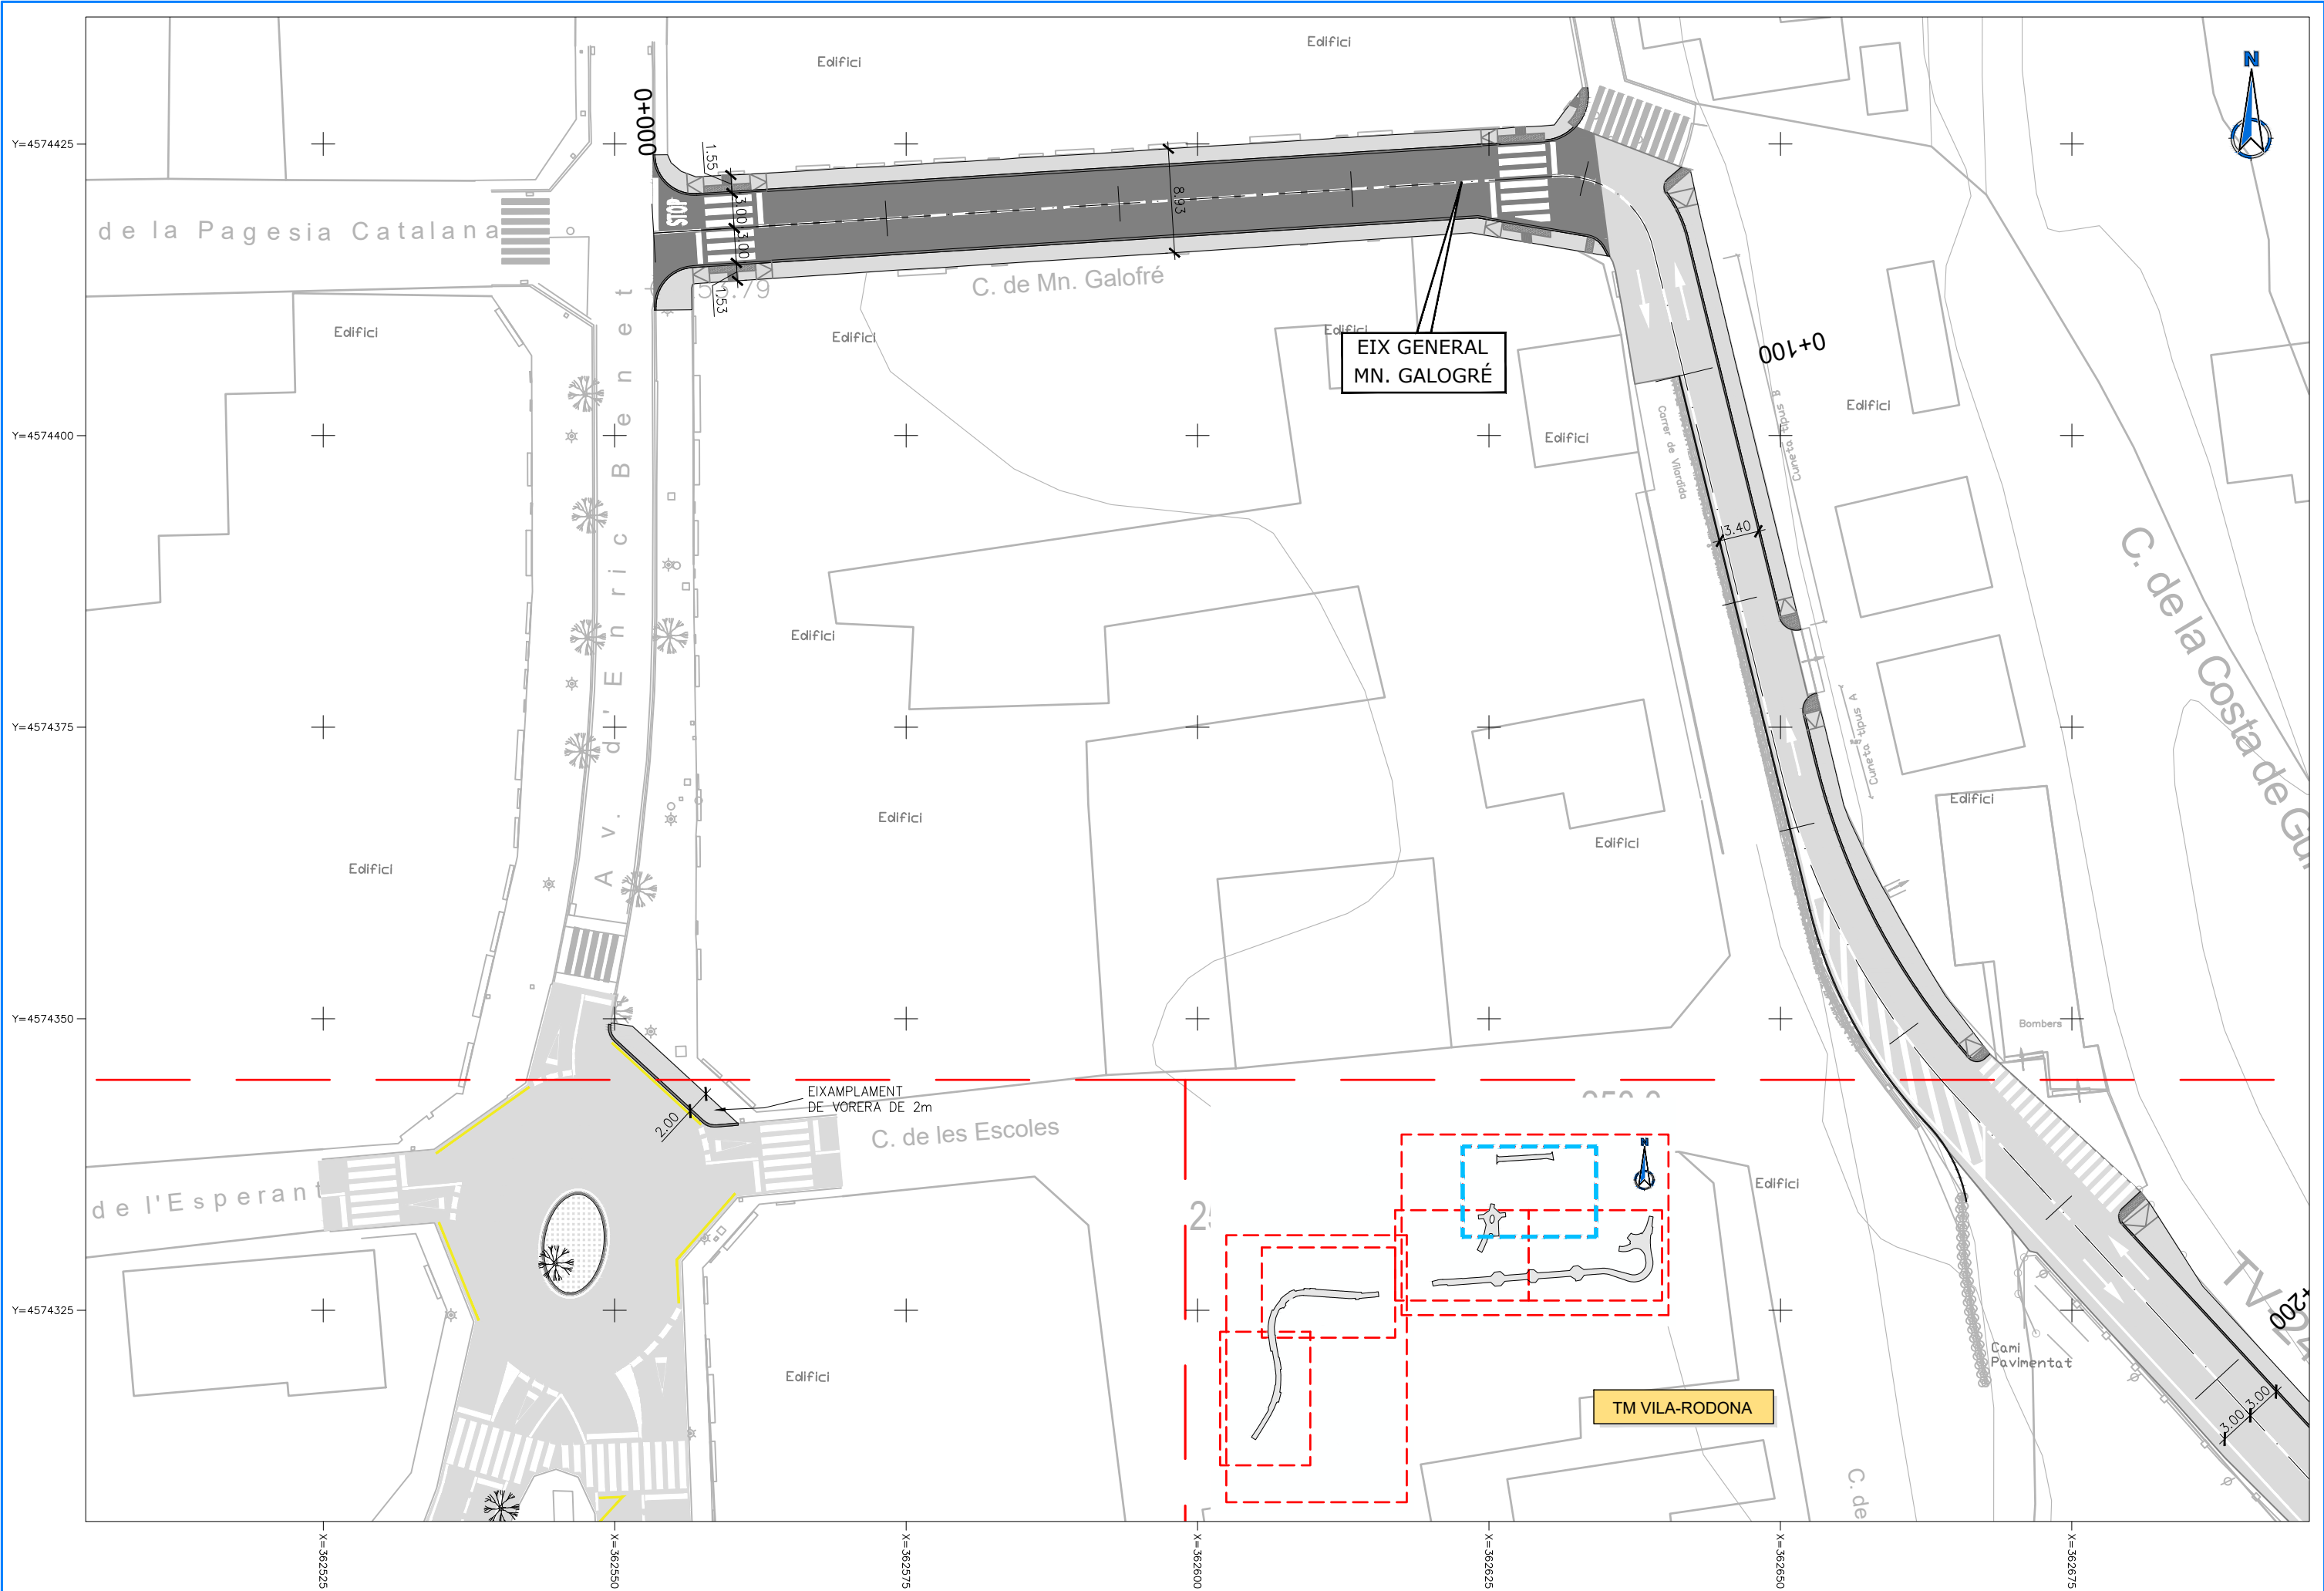

DIPUTACIÓ DE TARRAGONA

CLAU
P-05/2024

TÍTOL DEL PROJECTE
MODIFICAT NÚM. 2 DEL CONDICIONAMENT DE LES TRAVERSES
DE VILA-RODONA. CARRETERES TP-2003 i TV-2443.

DATA
ABRIL 2024

EL CAP DE L'ÀREA D'INFRAESTRUCTURES DEL TERRITORI
L'ENGINYER DE CAMINS, CANALS I PORTS
JAUME VIDAL GONZÁLEZ

EL CAP DE SERVEI DE PROJECTES I OBRES
L'ENGINYER CIVIL
CARLOS LOZANO SÁNCHEZ



ESCALES
A1 = 1/250
A1 = 1/500

TÍTOL DEL PLÀNOL
DEFINICIÓ GEOMÈTRICA I EIXOS
PLANTA GENERAL



PLÀNOL NÚM.
5

FULL
7 DE 7



EIX PONT NOU

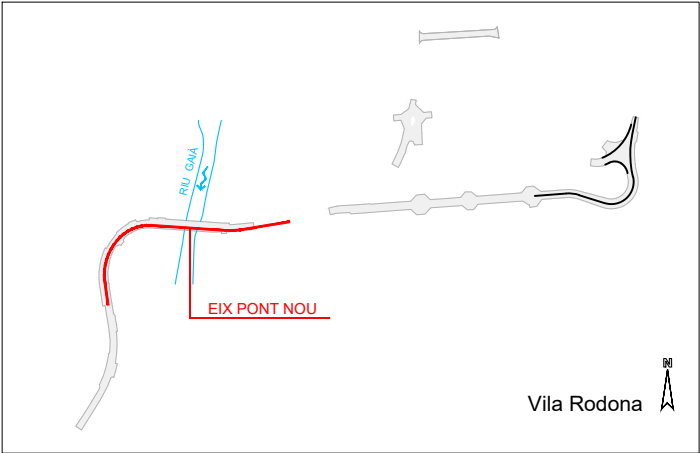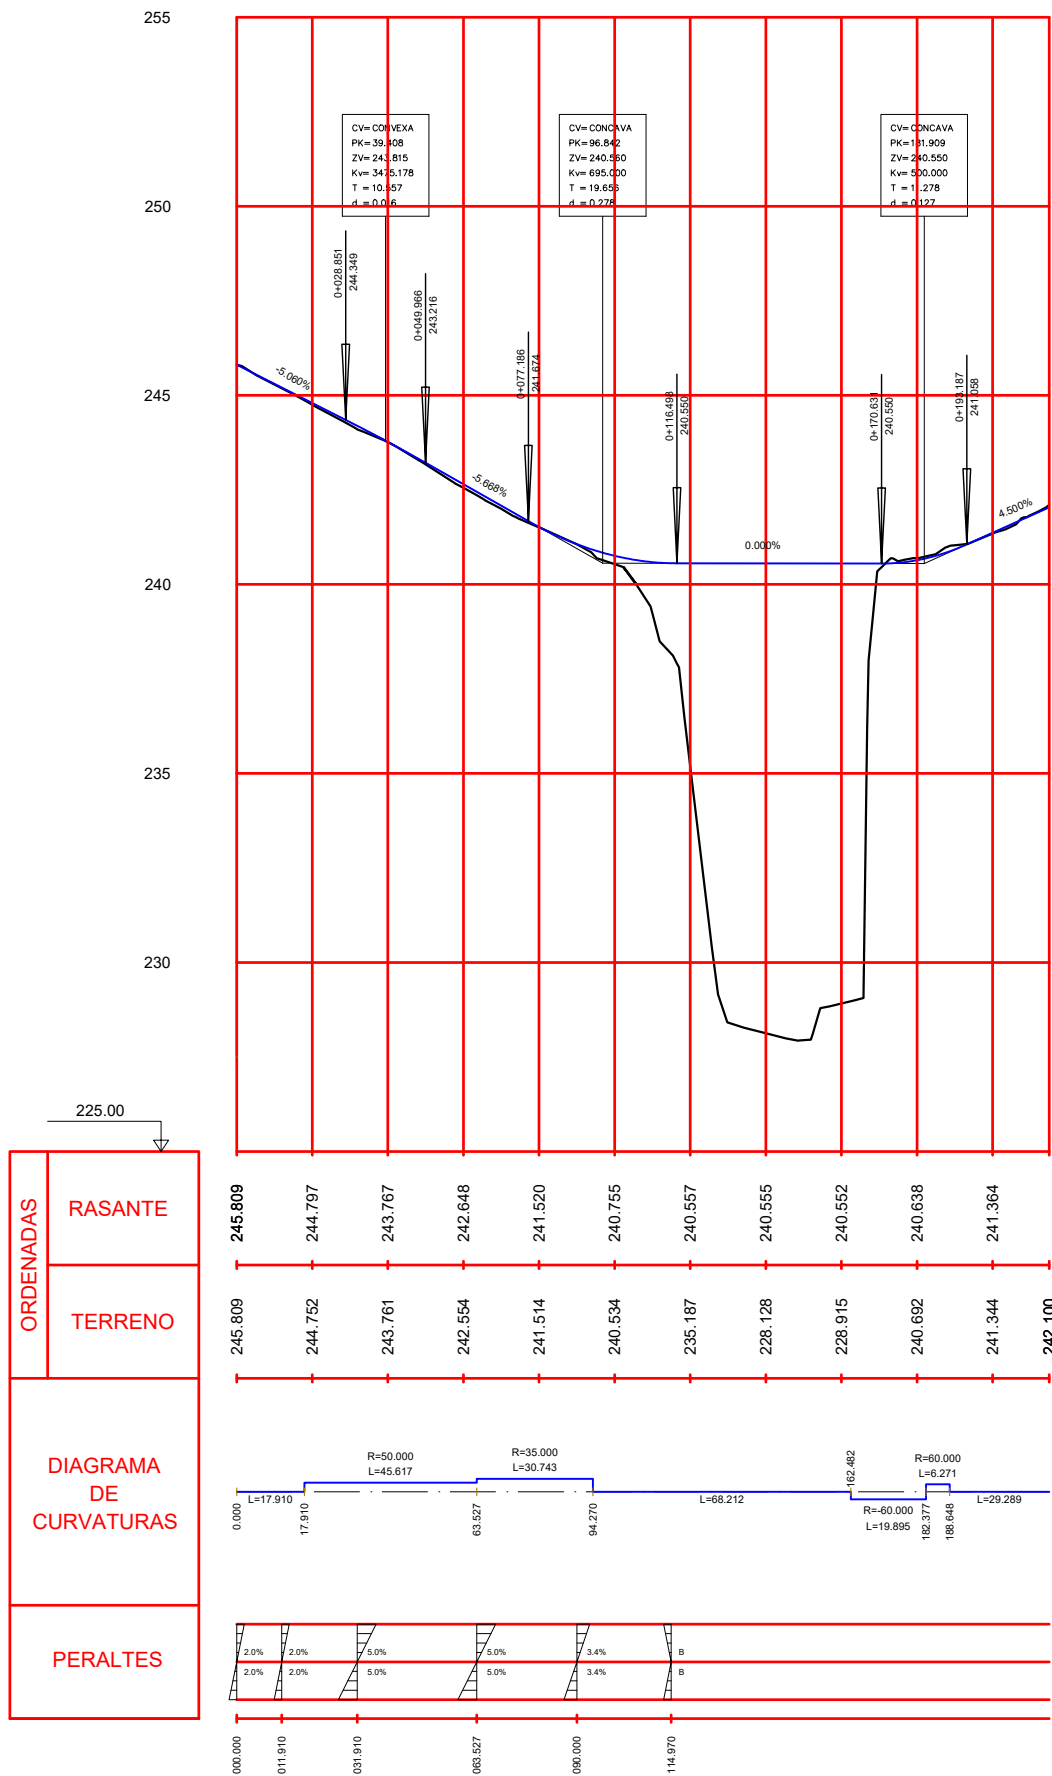



EIX VIAL TRONC NOU

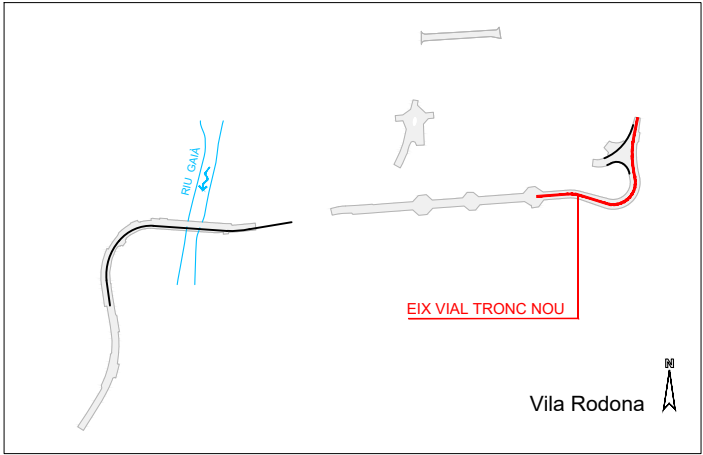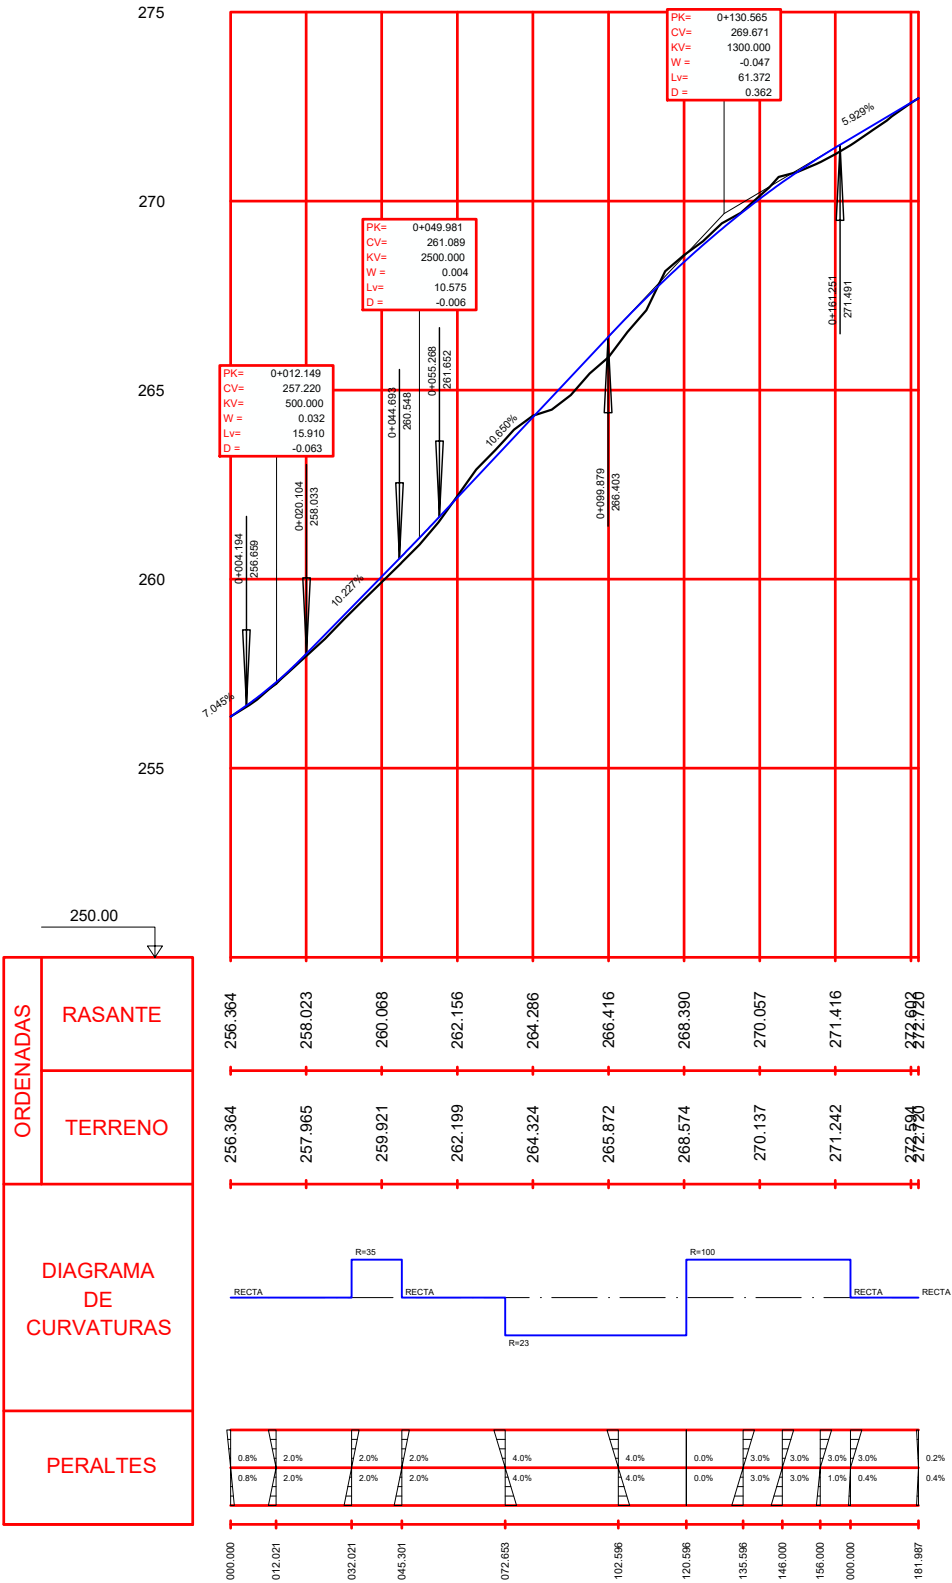



EIX VIAL NOU RAMAL 1

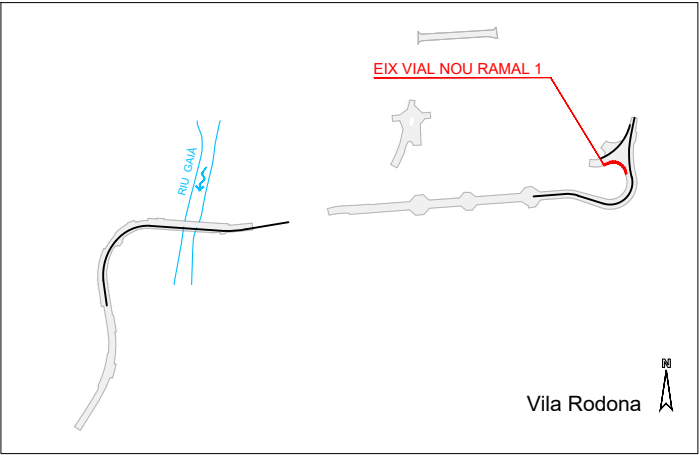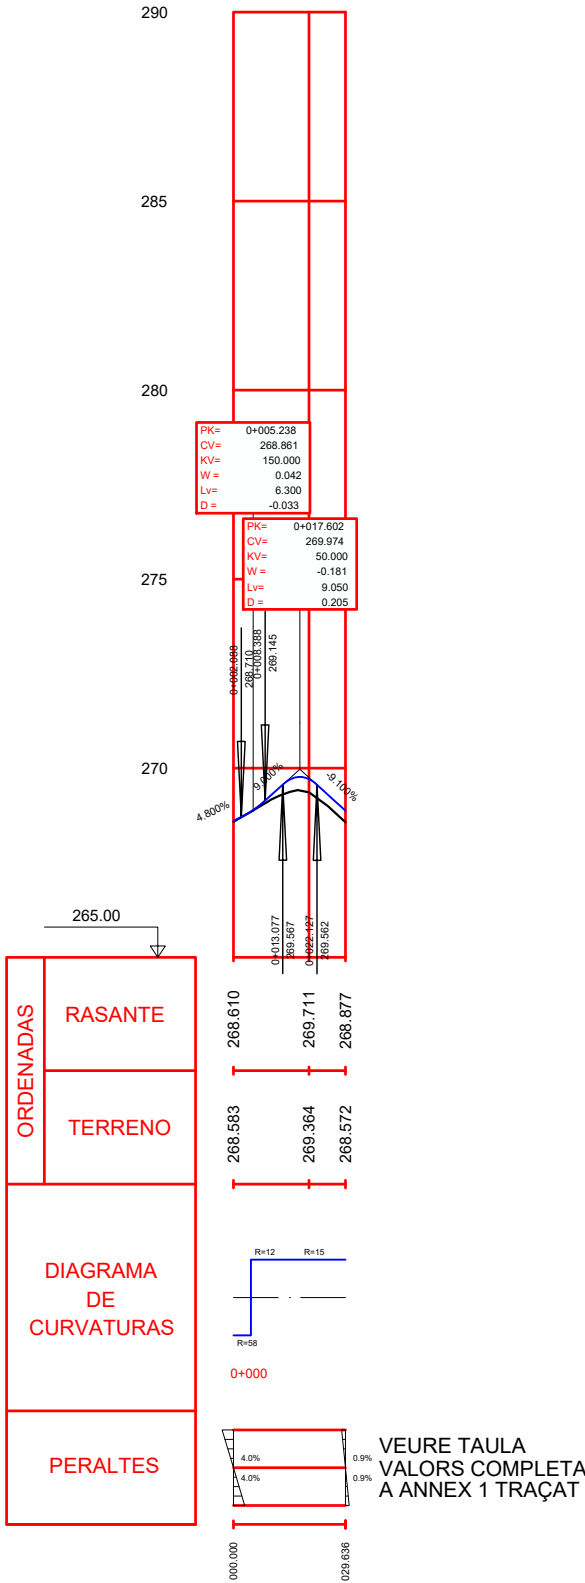


EIX VIAL NOU RAMAL 2

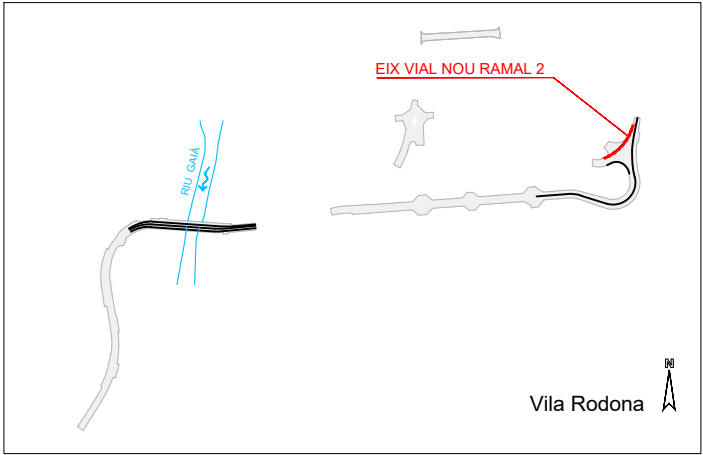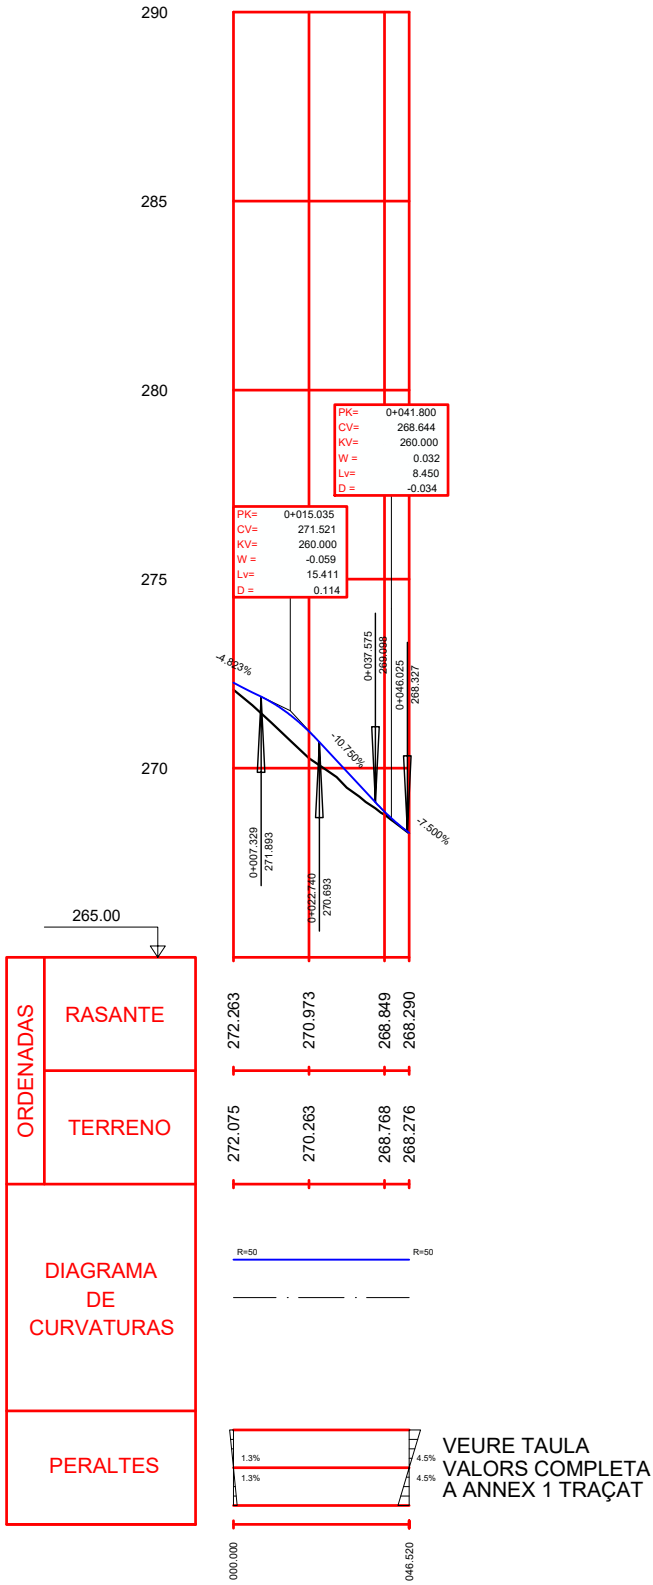

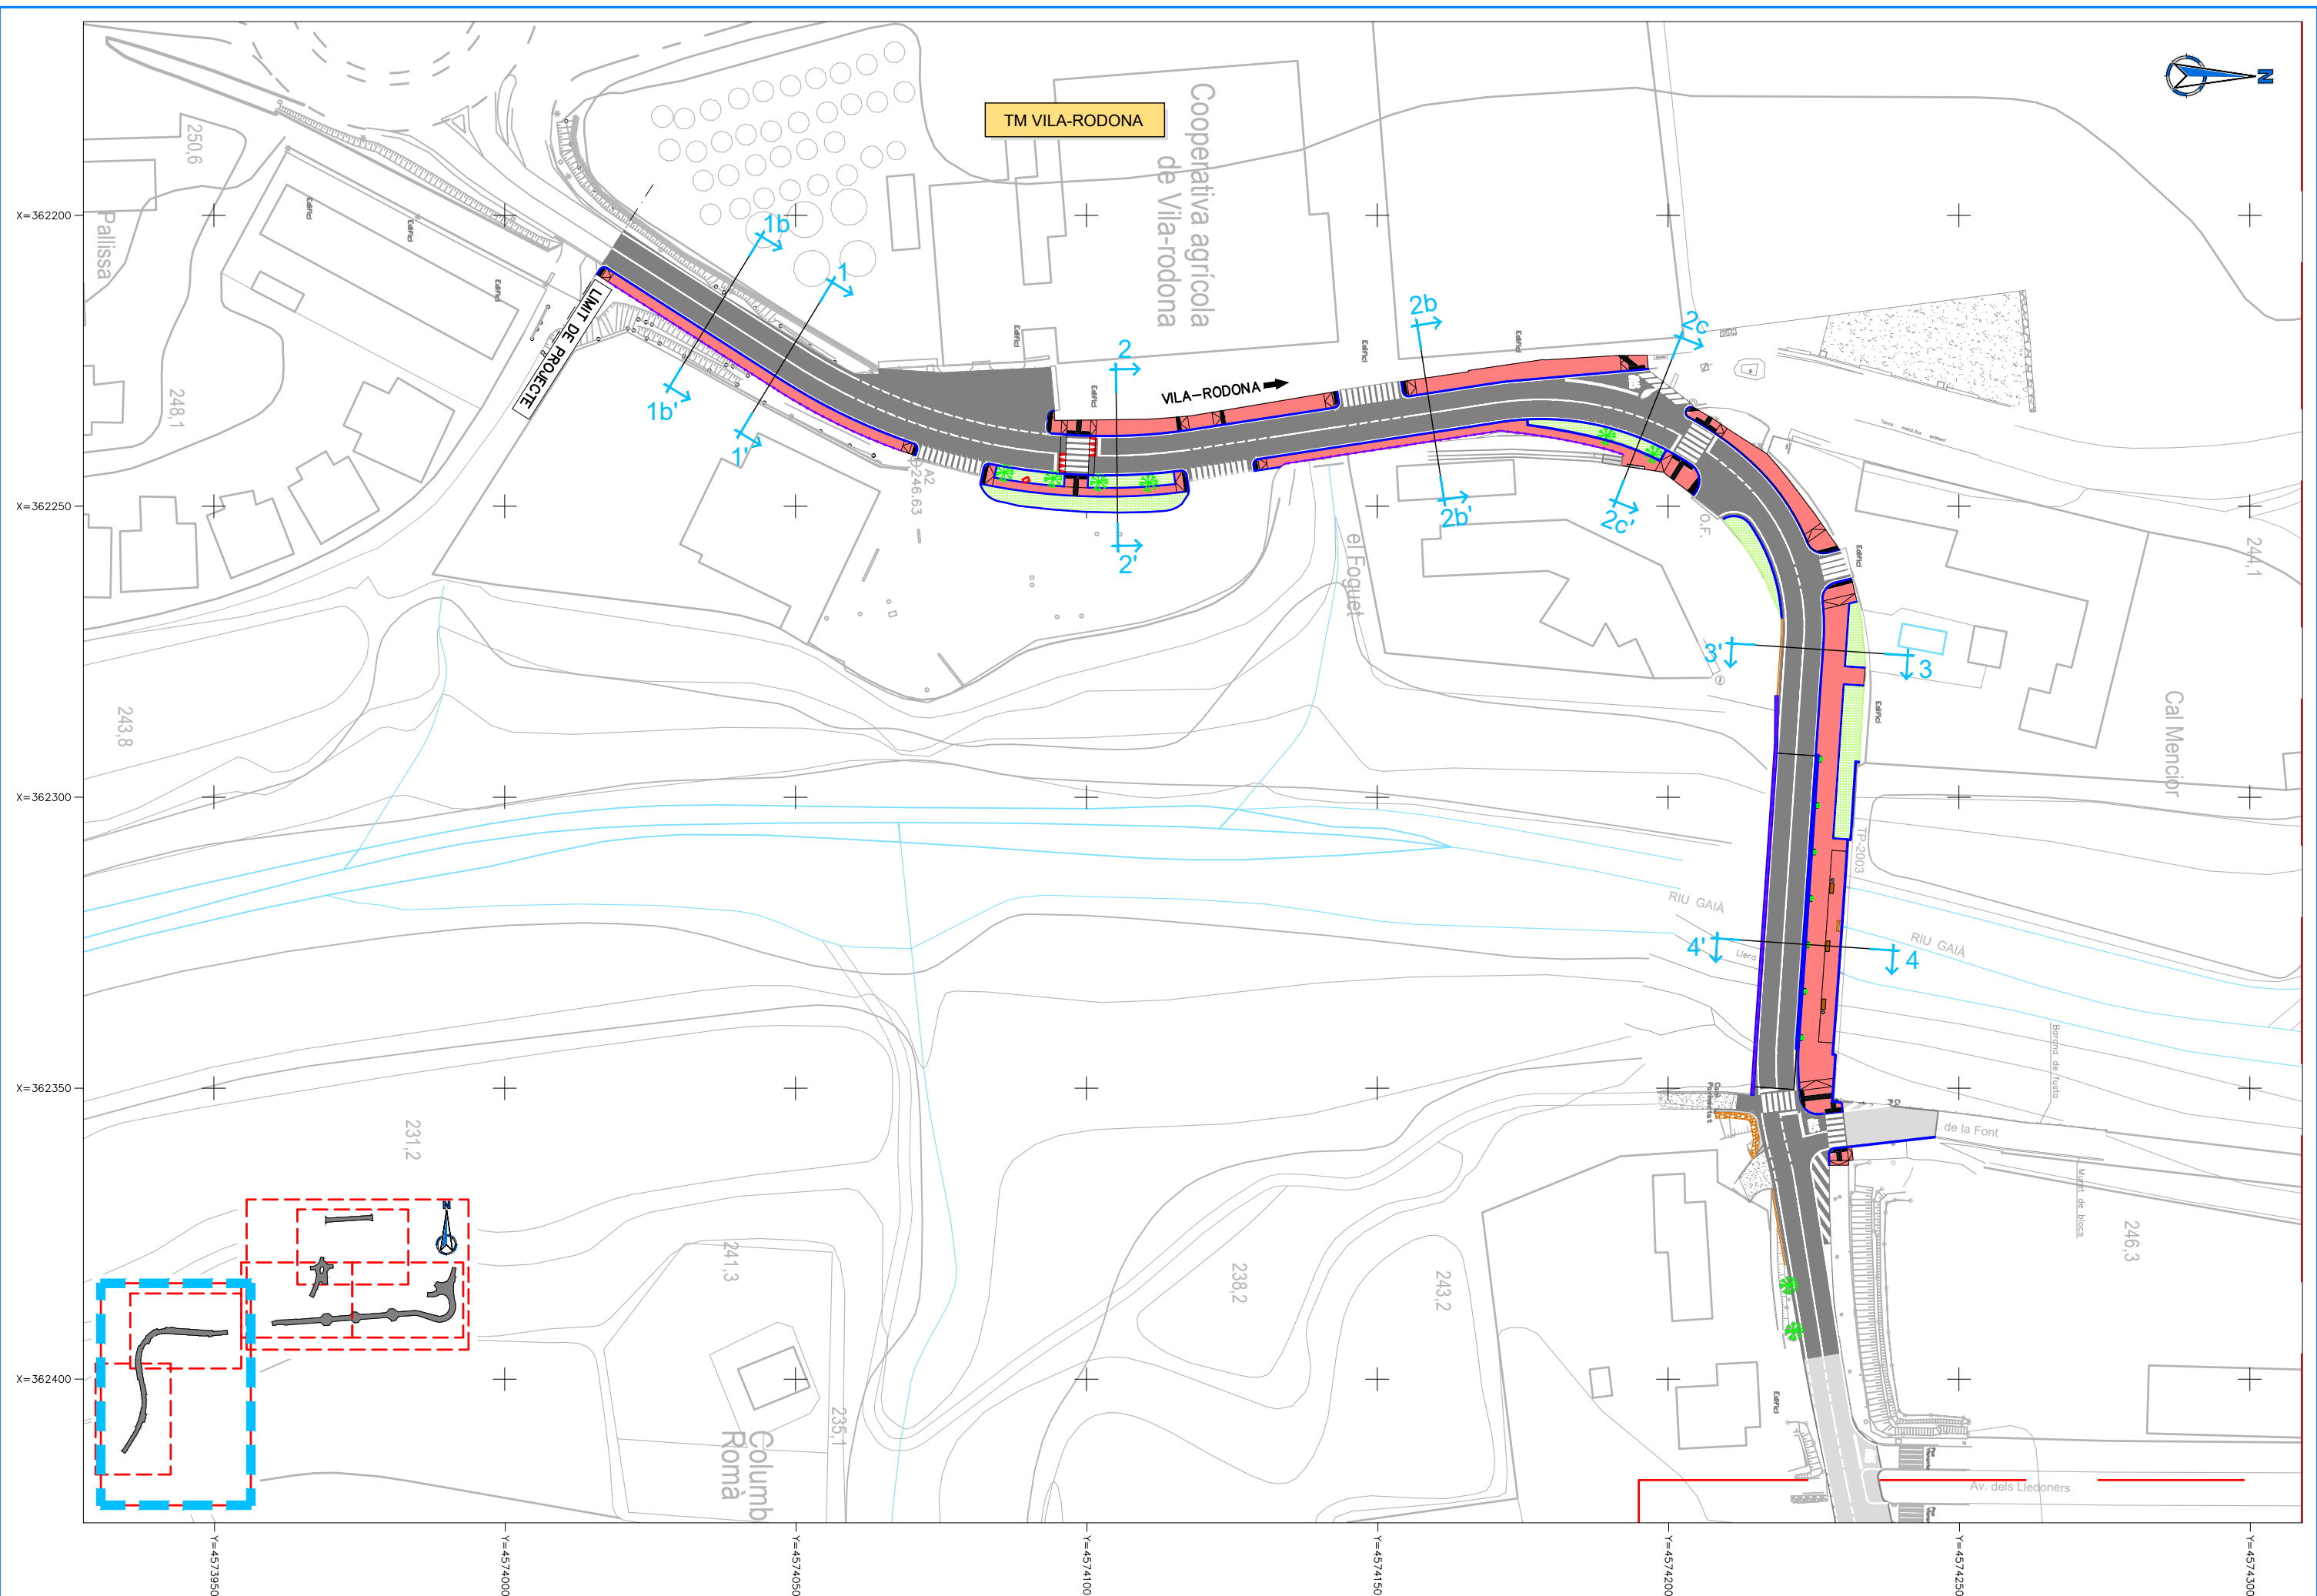

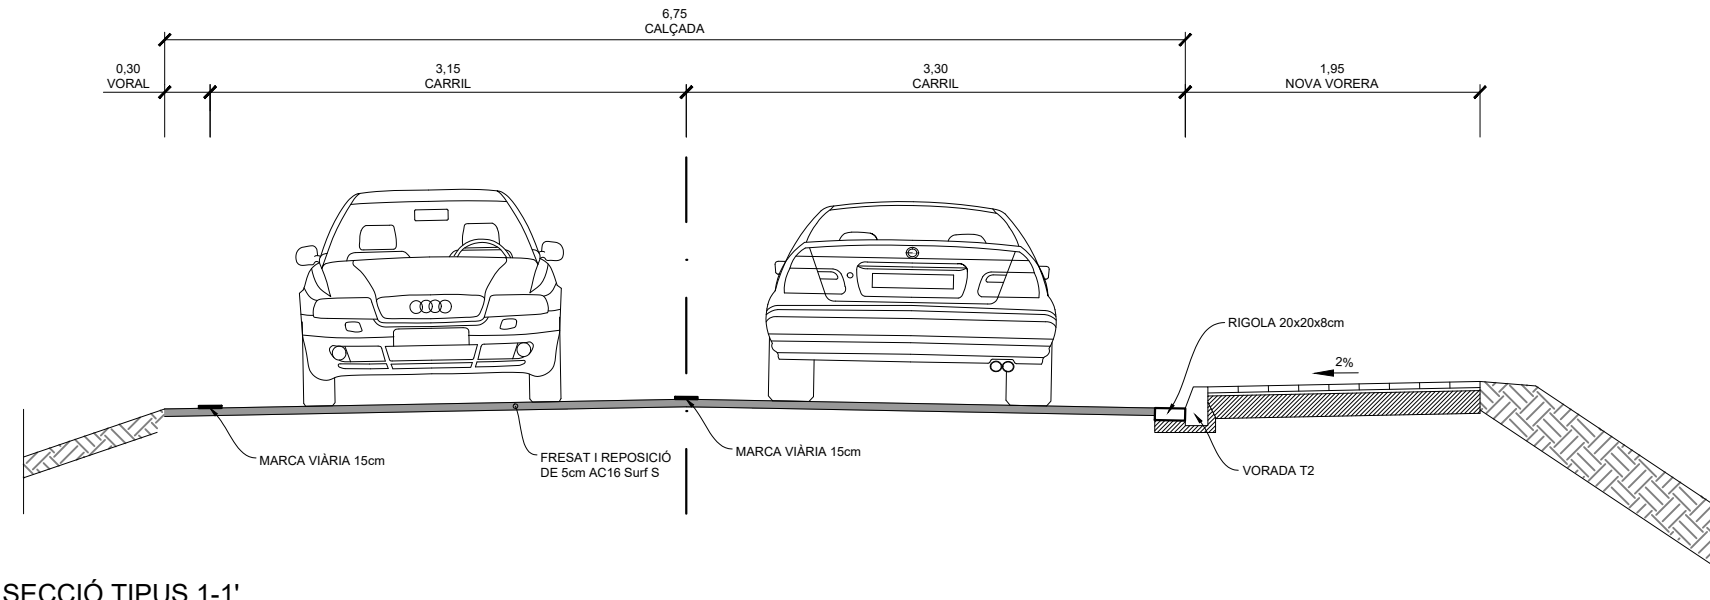

SECCIÓ TIPUS 1-1'
ESCALA 1/50

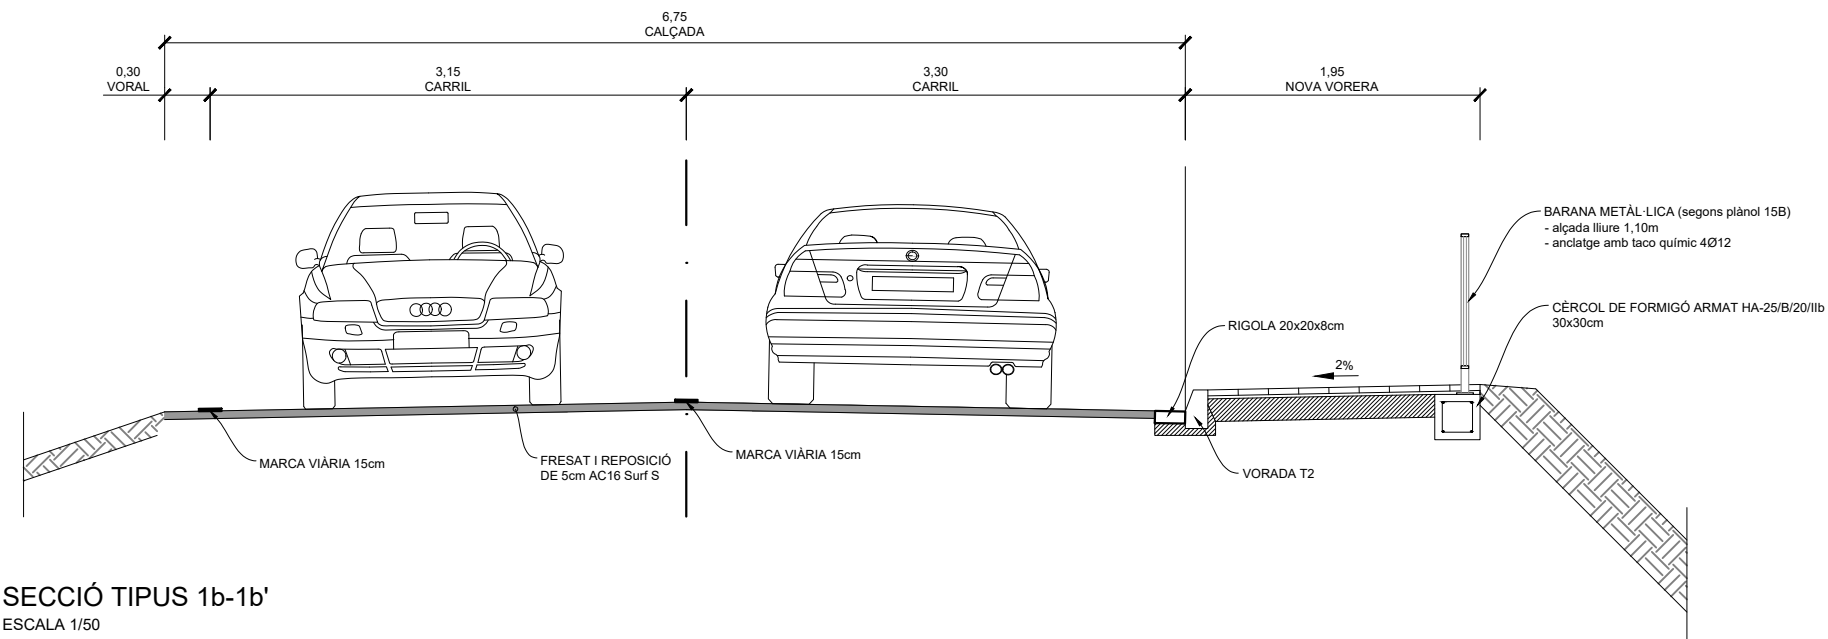

SECCIÓ TIPUS 1b-1b'
ESCALA 1/50



DIPUTACIÓ DE TARRAGONA

CLAU
P-05/2024

TÍTOL DEL PROJECTE
MODIFICAT NÚM. 2 DEL CONDICIONAMENT DE LES TRAVERSES
DE VILA-RODONA. CARRETERES TP-2003 i TV-2443.

DATA
ABRIL 2024

EL CAP DE L'ÀREA D'INFRASTRUCTURES DEL TERRITORI
L'ENGINYER DE CAMINS, CANALS I PORTS
JAUME VIDAL GONZÁLEZ


EL CAP DE SERVEI DE PROJECTES I OBRES
L'ENGINYER CIVIL
CARLOS LOZANO SÁNCHEZ

ESCALES
A1 = 1/25
A3 = 1/50


TÍTOL DEL PLÀNOL
SECCIONS TIPUS I DETALLS
SECCIONS TIPUS

PLÀNOL NÚM.
7

FULL
3 DE 10


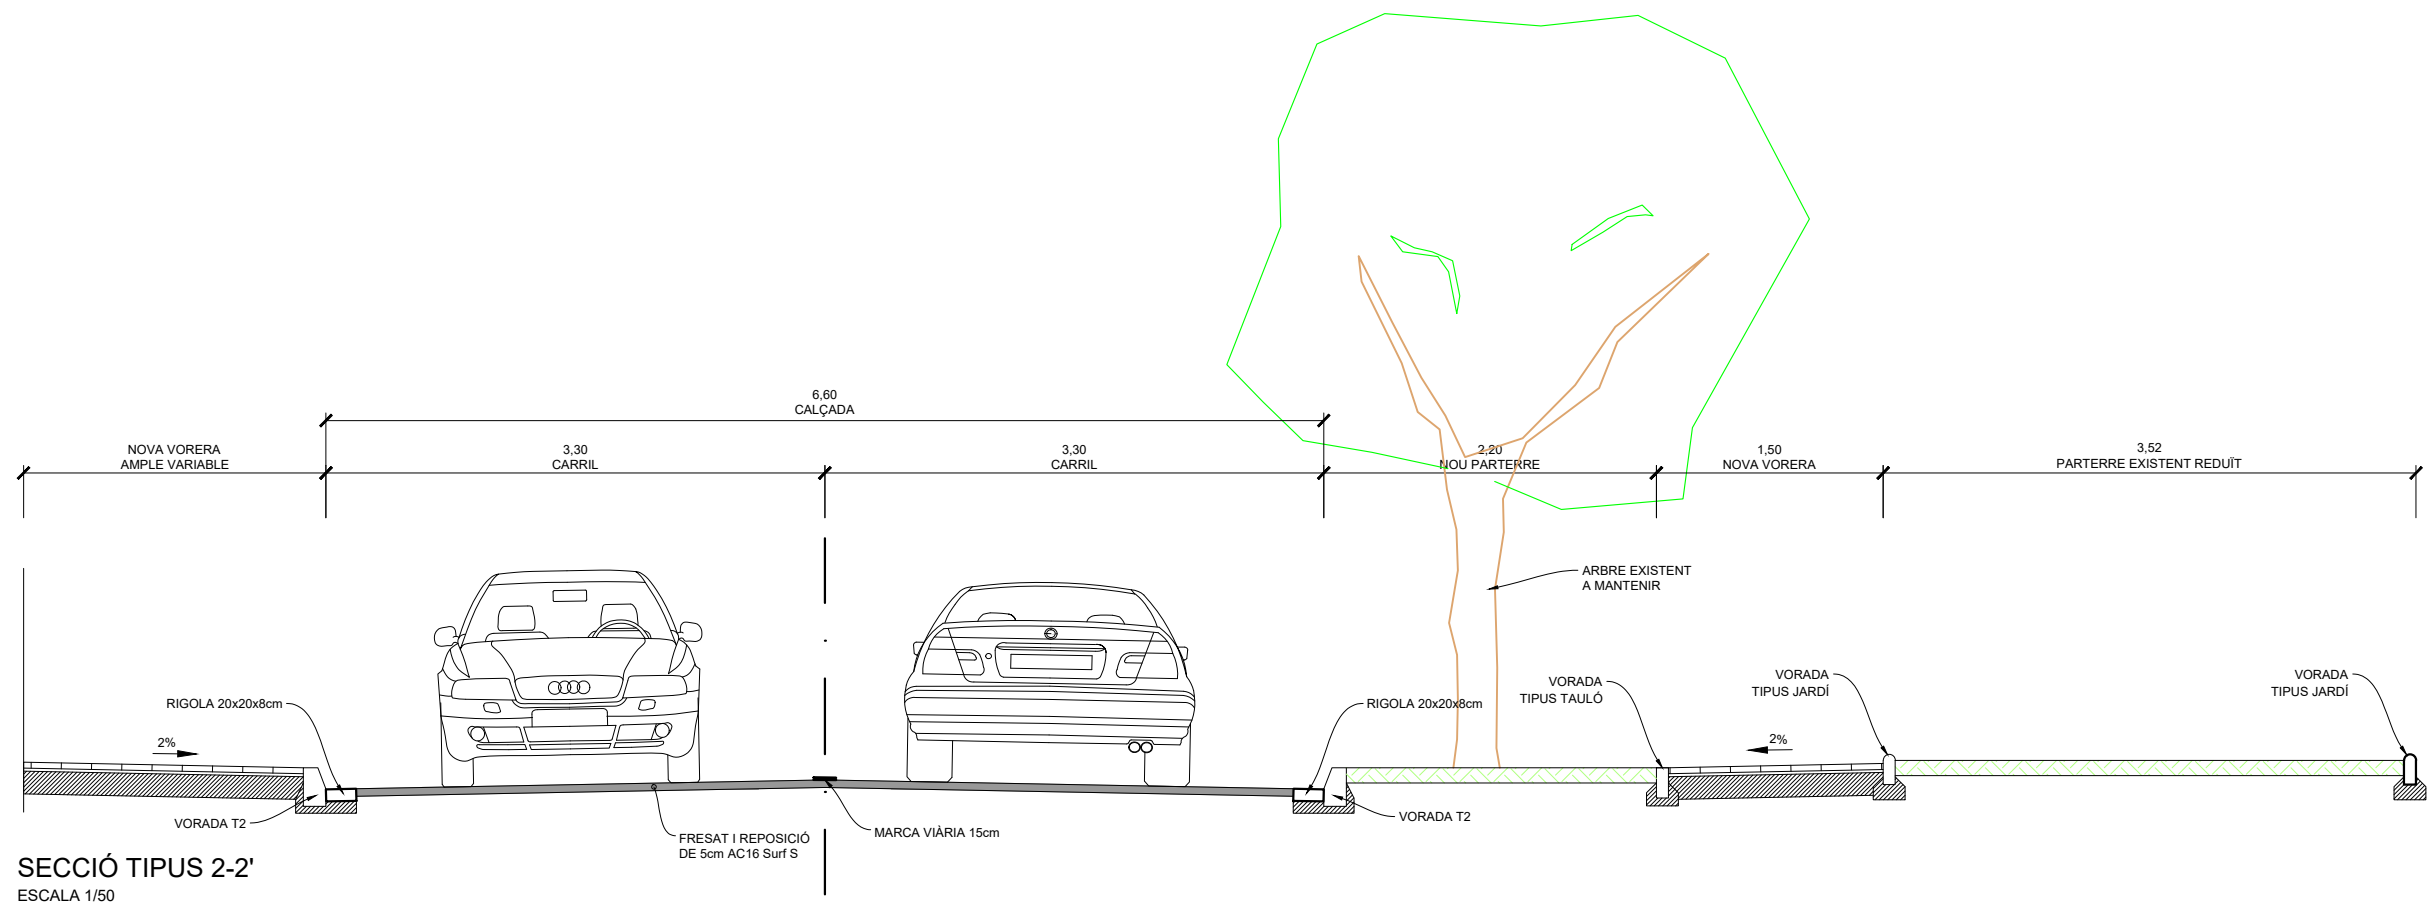


SECCIÓ TIPUS 2-2'
ESCALA 1/50

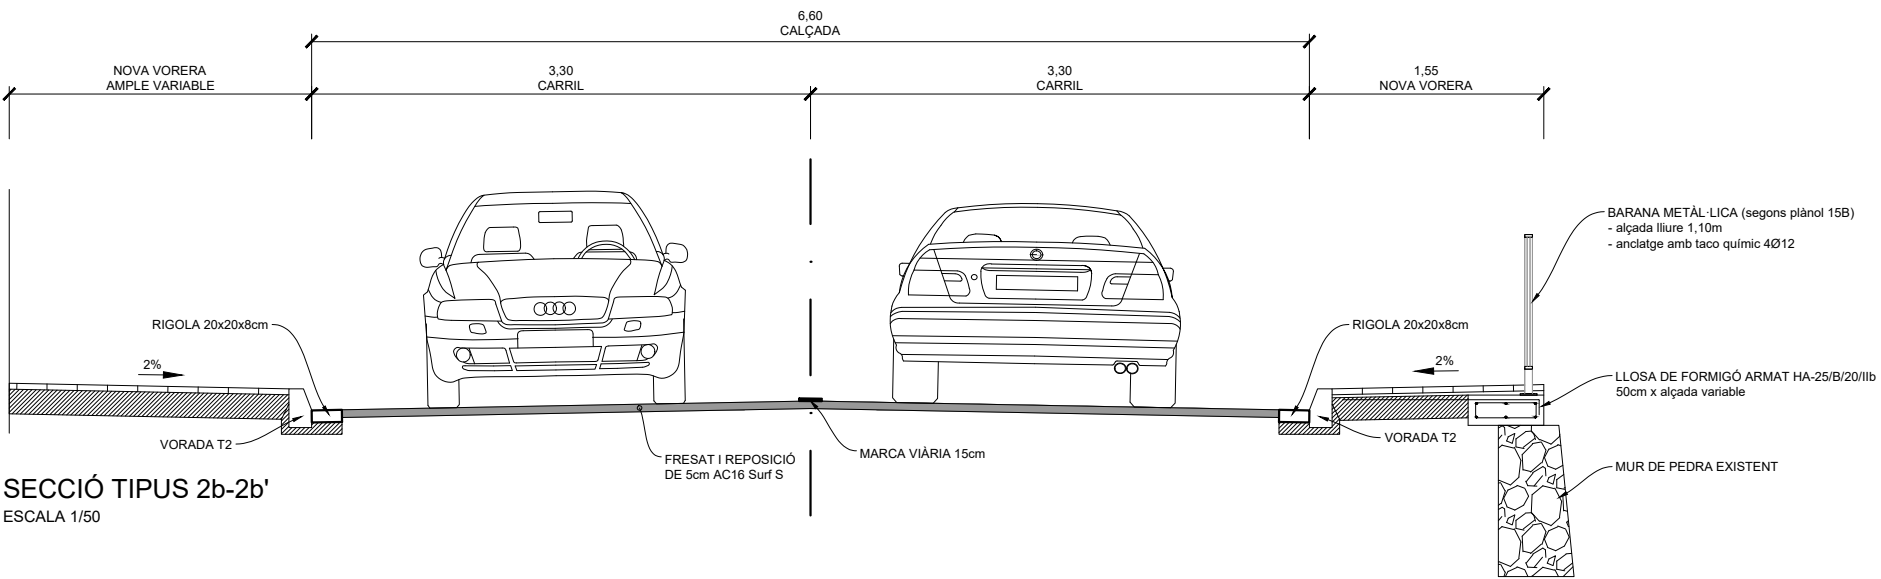


SECCIÓ TIPUS 2b-2b'
ESCALA 1/50



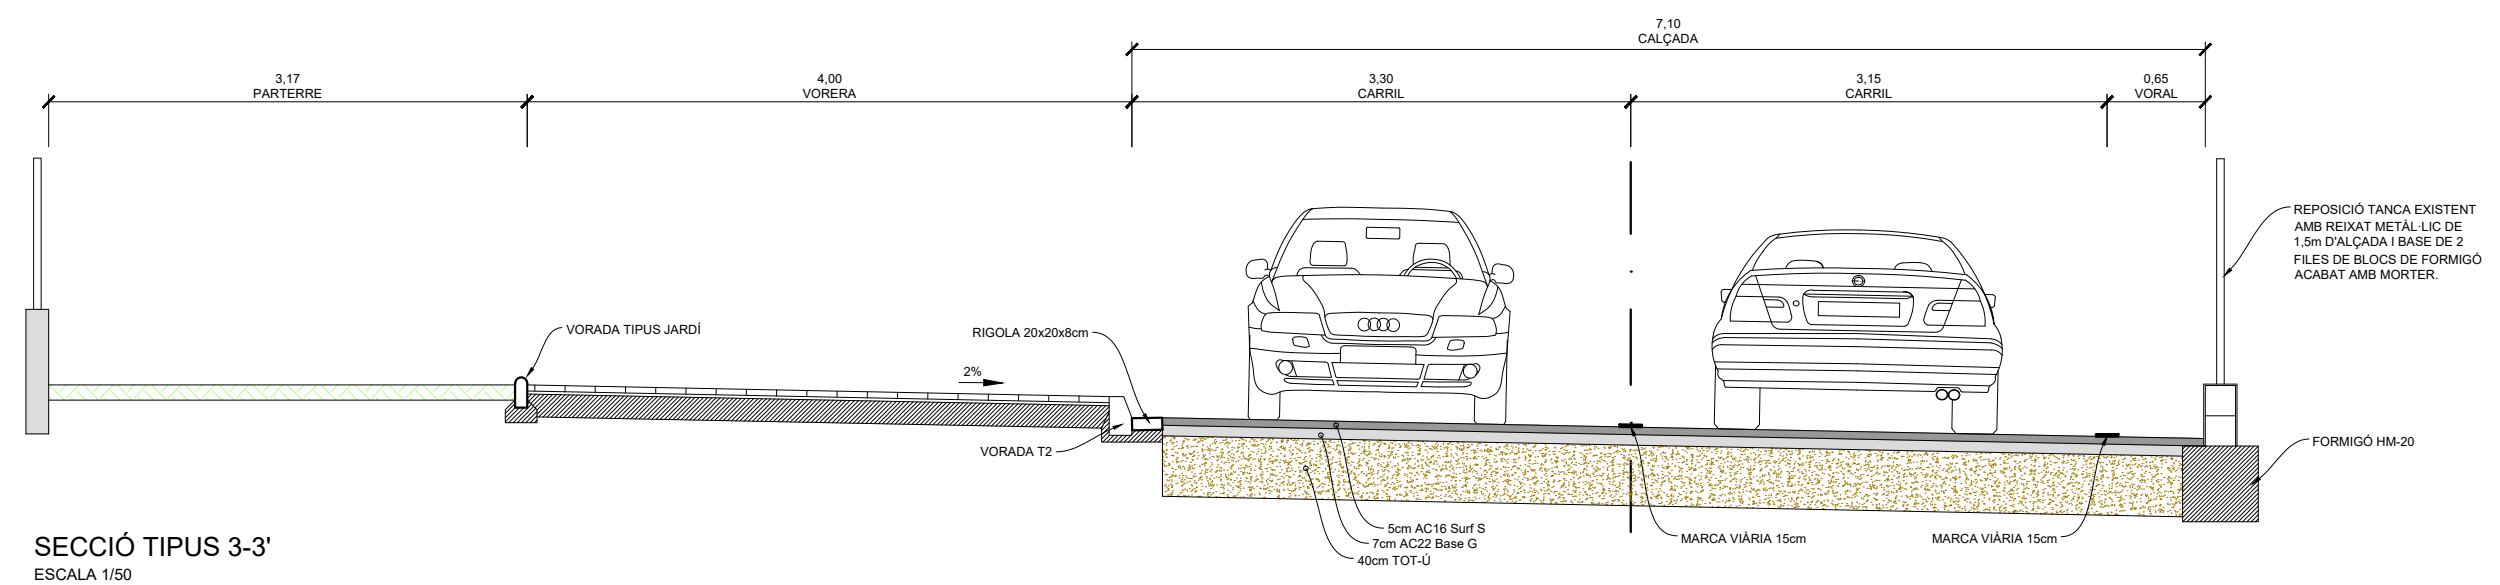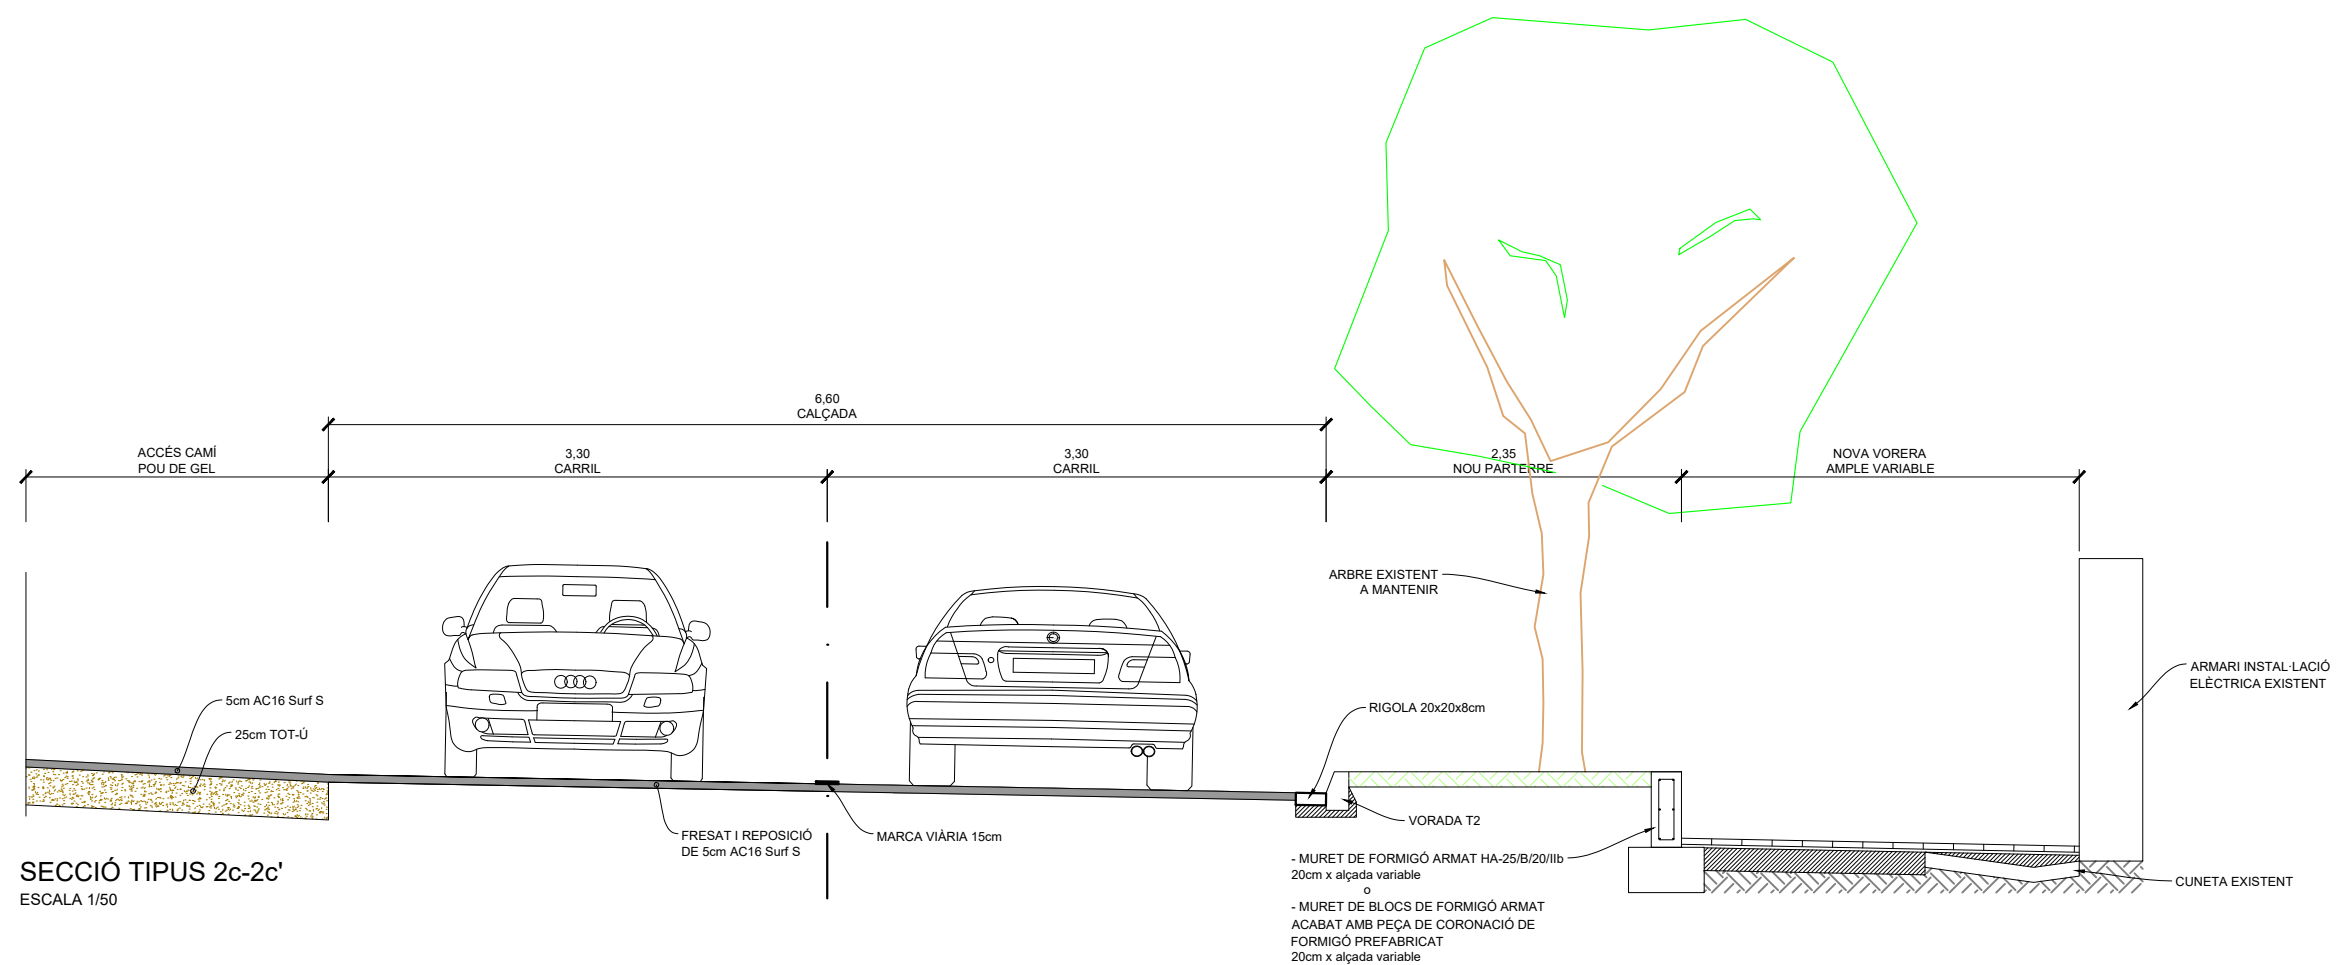


DETALL SECCIÓ D'EIXAMPLAMENT DEL PONT SOBRE EL RIU GAIÀ A VILA-RODONA

SECCIÓ TIPUS 4-4'
ESCALA 1/50

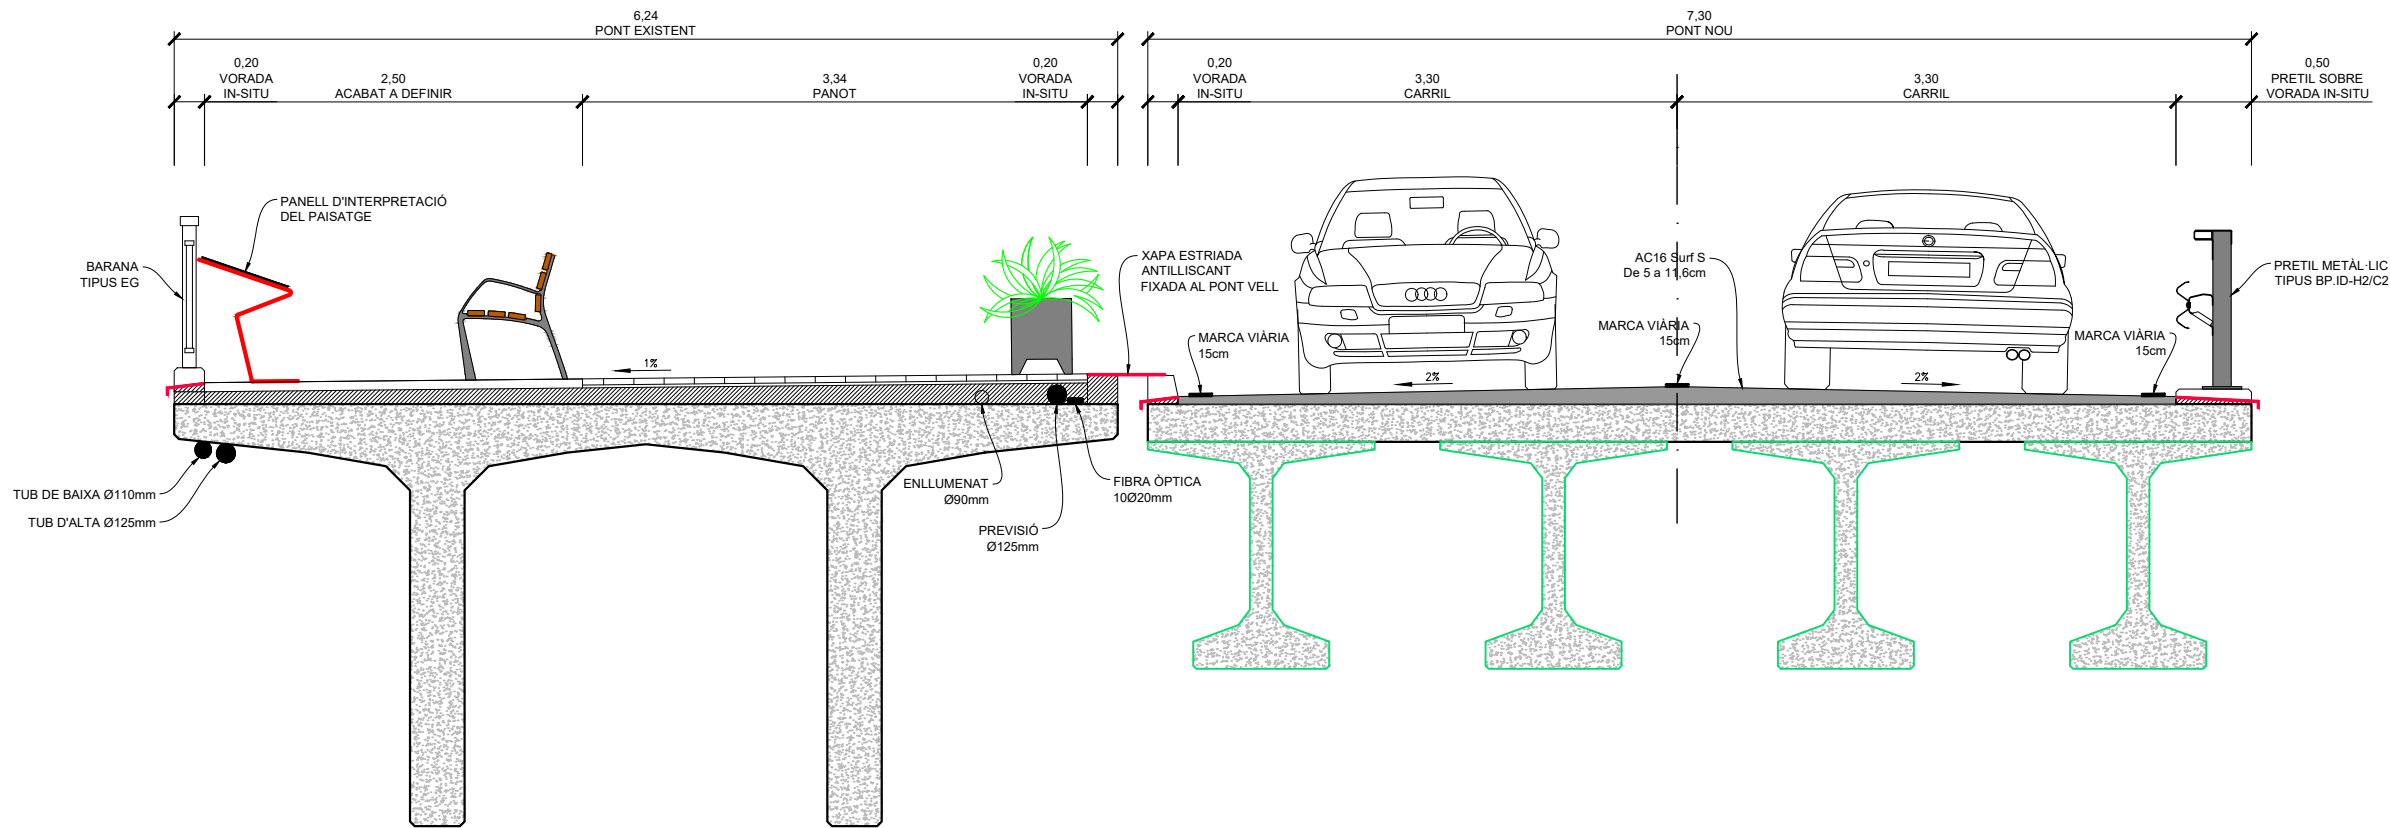

PLANTA DETALL
ESCALA 1/50

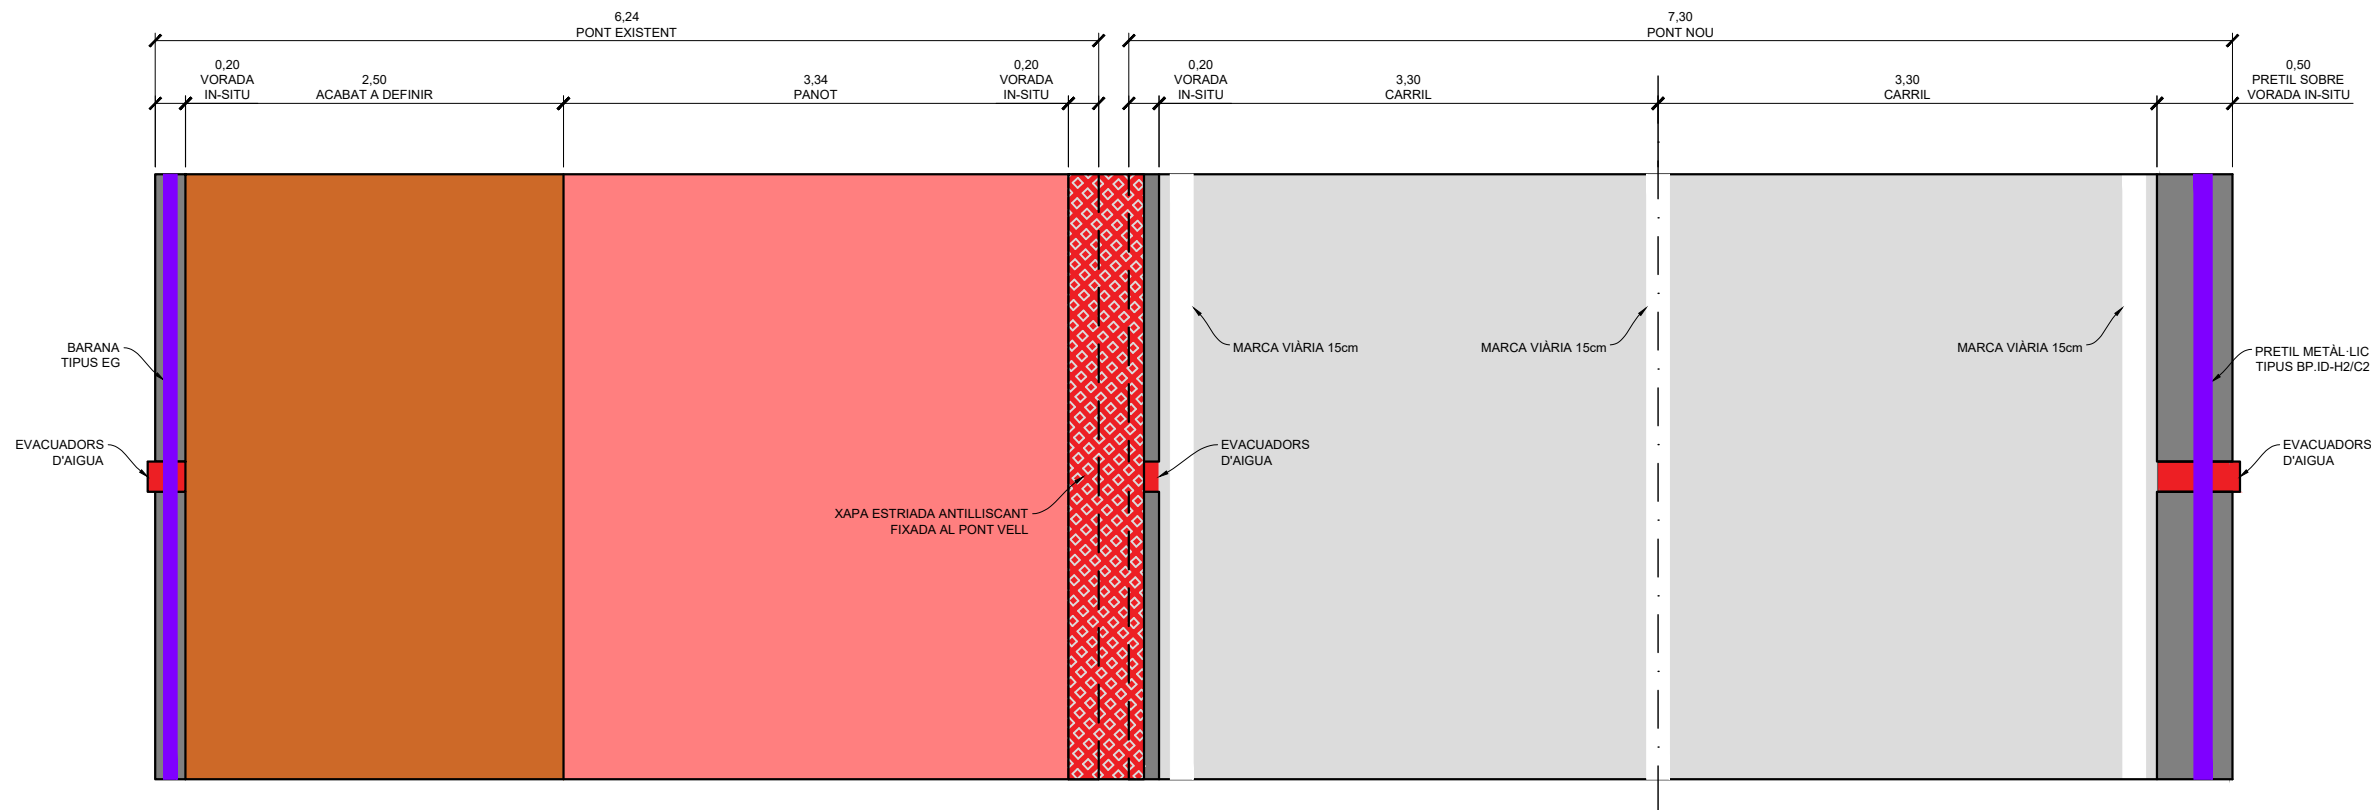

DIPUTACIÓ DE TARRAGONA

CLAU

P-05/2024

TÍTOL DEL PROJECTE

MODIFICAT NÚM. 2 DEL CONDICIONAMENT DE LES TRAVESSERES DE VILA-RODONA. CARRETERES TP-2003 i TV-2443.

DATA

ABRIL 2024

EL CAP DE L'ÀREA D'INFRASTRUCTURES DEL TERRITORI L'ENGINYER DE CAMINS, CANALS I PORTS

JAUME VIDAL GONZÁLEZ

EL CAP DE SERVEI DE PROJECTES I OBRES L'ENGINYER CIVIL

CARLOS LOZANO SÁNCHEZ

ESCALES

A1 = 1/25
A3 = 1/50

TÍTOL DEL PLÀNOL

SECCIONS TIPUS I DETALLS


SECCIONS TIPUS

PLÀNOL NÚM.


7

FULL


6 DE 10

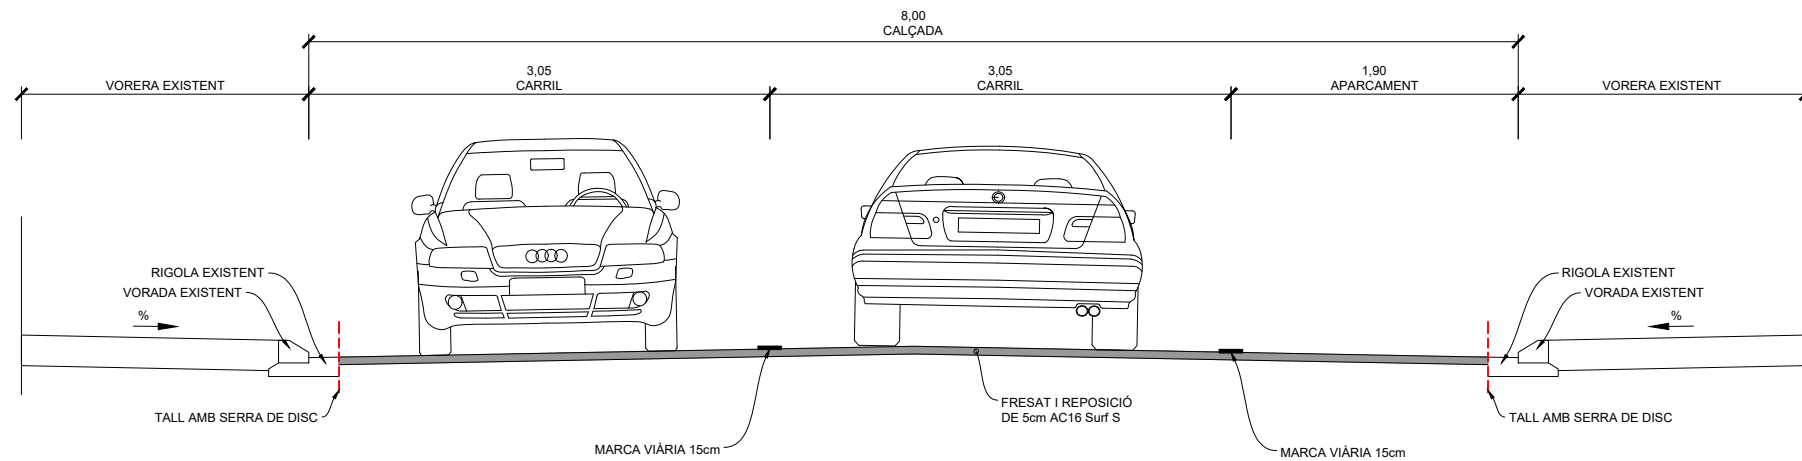

SECCIÓ TIPUS 5-5'. CARRER RABADÀ
ESCALA 1/50

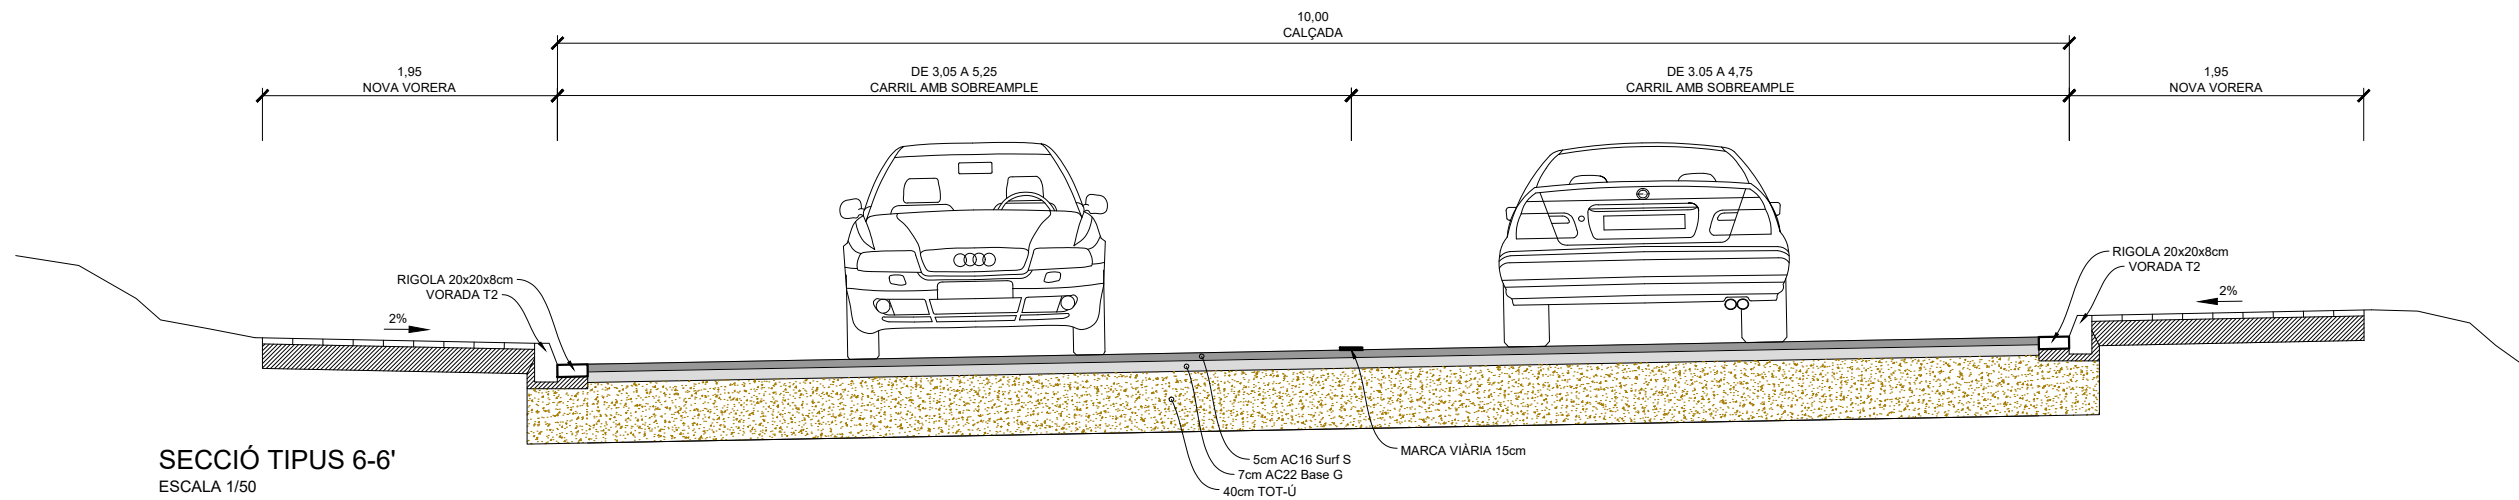


SECCIÓ TIPUS 6-6'
ESCALA 1/50

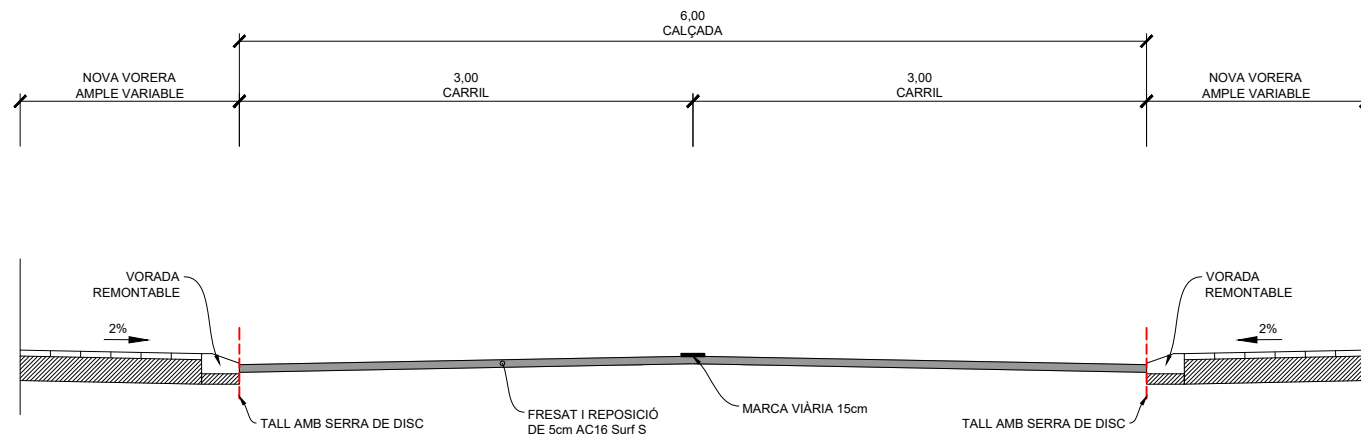


SECCIÓ TIPUS 7-7'. CARRER MOSSÈN GLOFRÉ
ESCALA 1/50




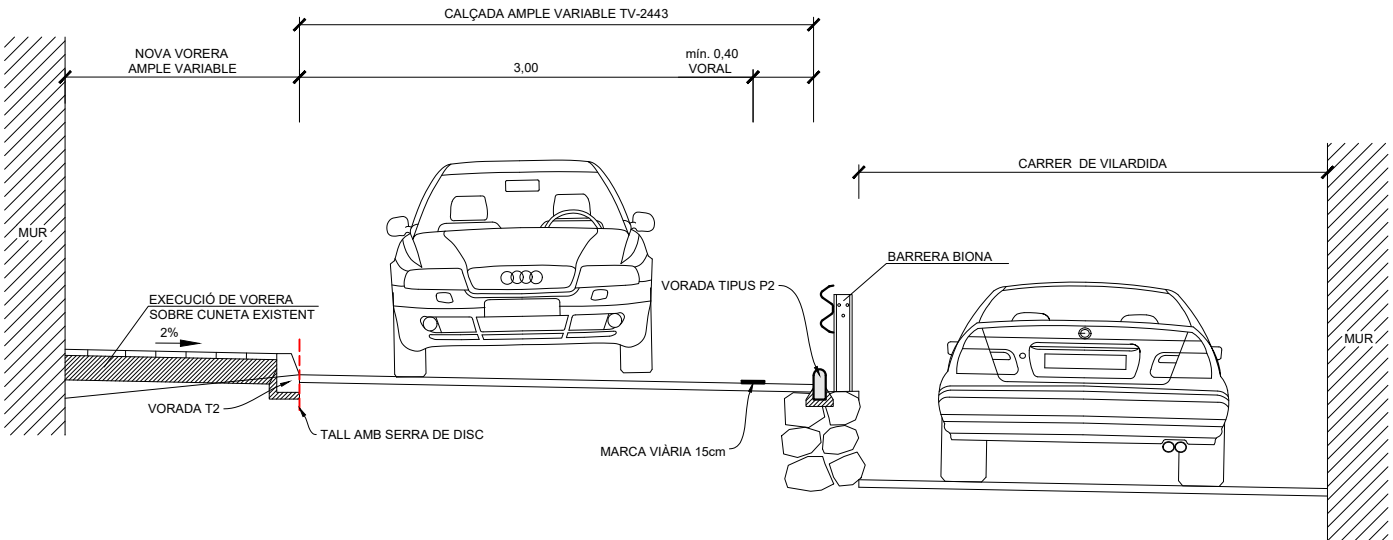


SECCIÓ TIPUS 8-8'
ESCALA 1/50

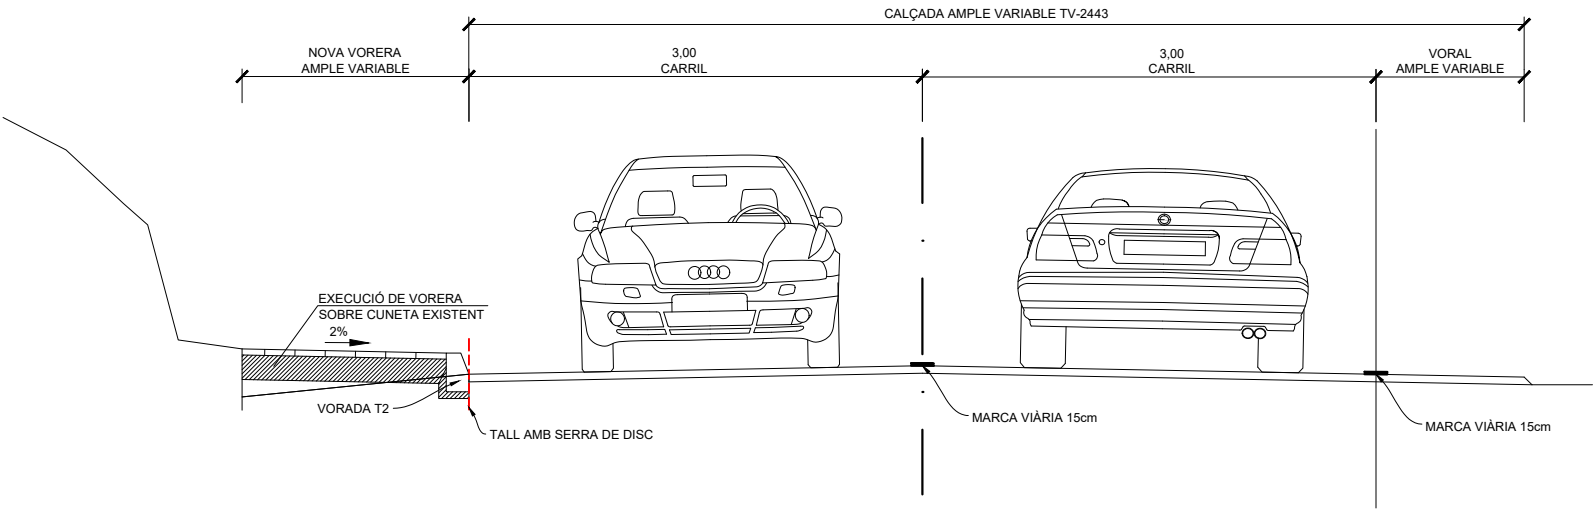


SECCIÓ TIPUS 9-9'
ESCALA 1/50

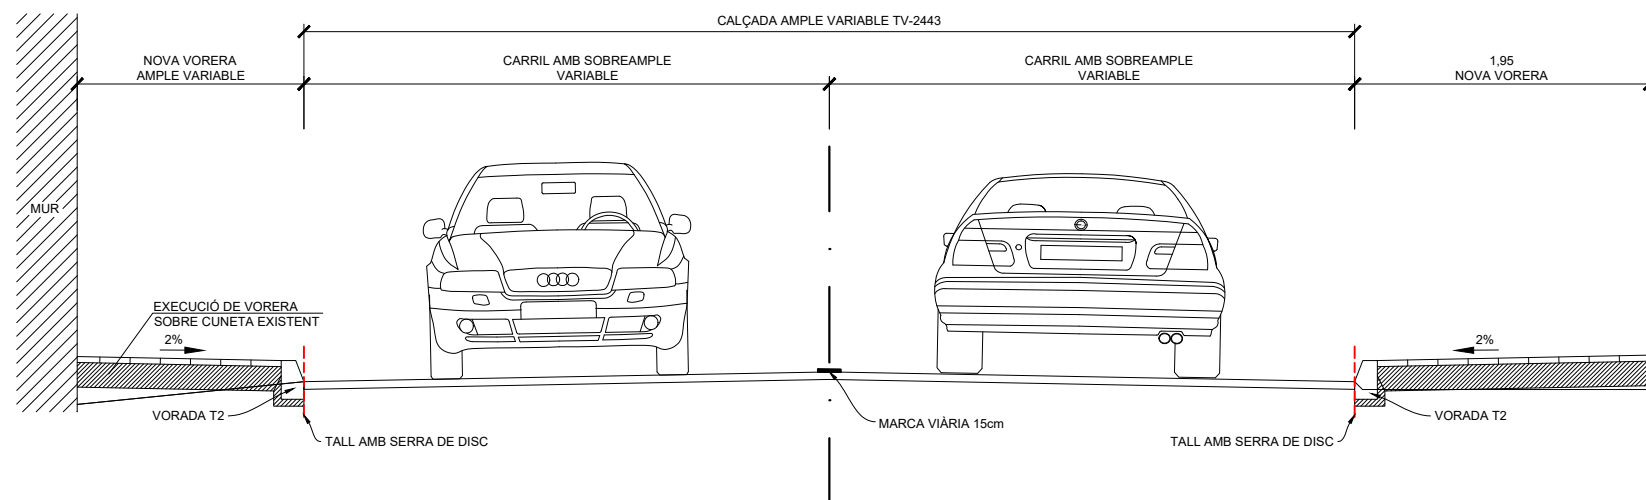

SECCIÓ TIPUS 10-10'
ESCALA 1/50

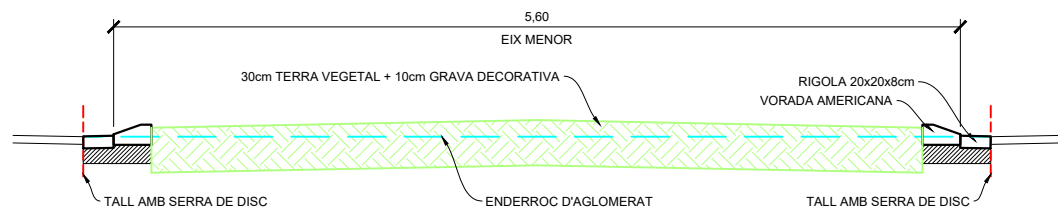


SECCIÓ TIPUS 11-11'. ROTONDA, EIX MENOR
ESCALA 1/50

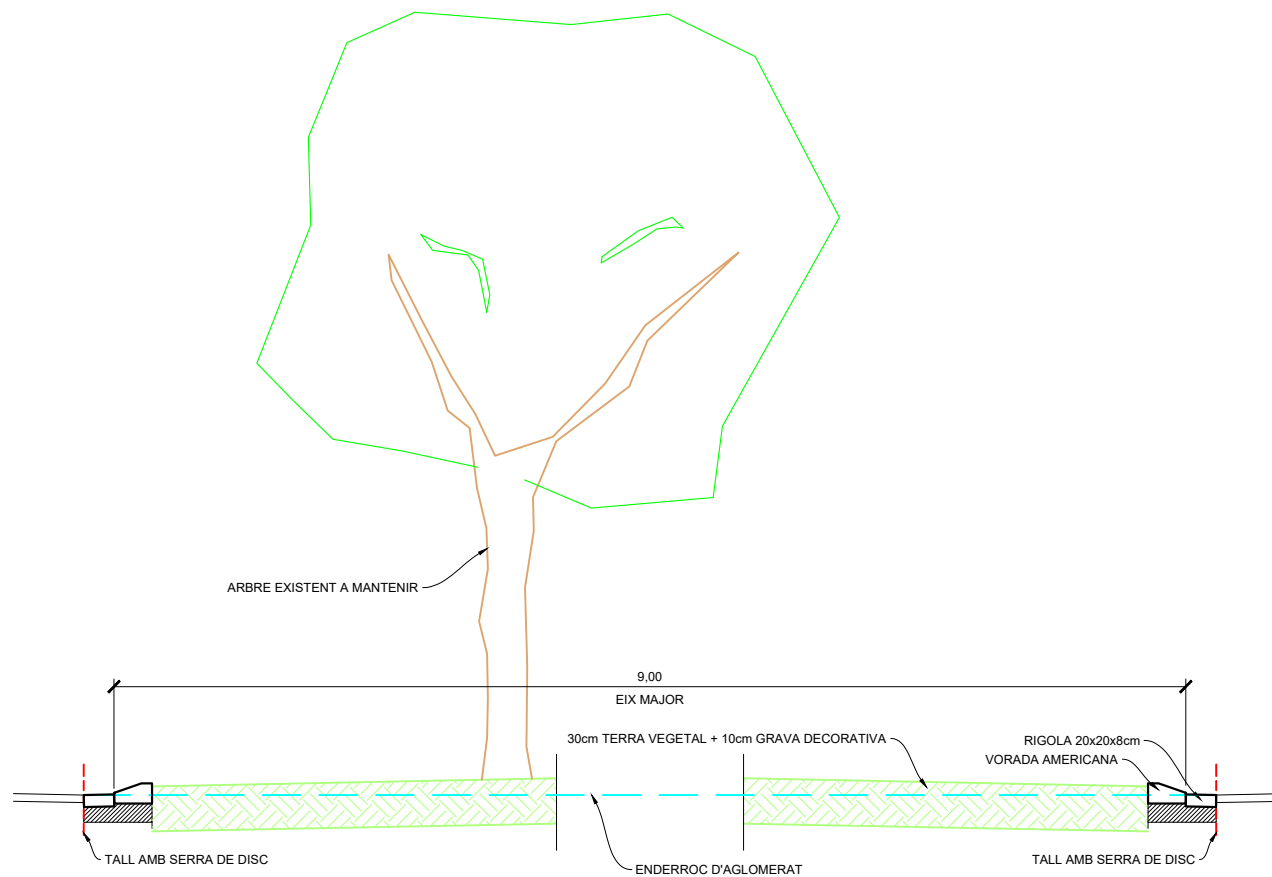

SECCIÓ TIPUS 12-12'. ROTONDA, EIX MAJOR.
ESCALA 1/50




PLANTA DE PAS DE VIANANTS DE RESSALT
ESCALA 1/100

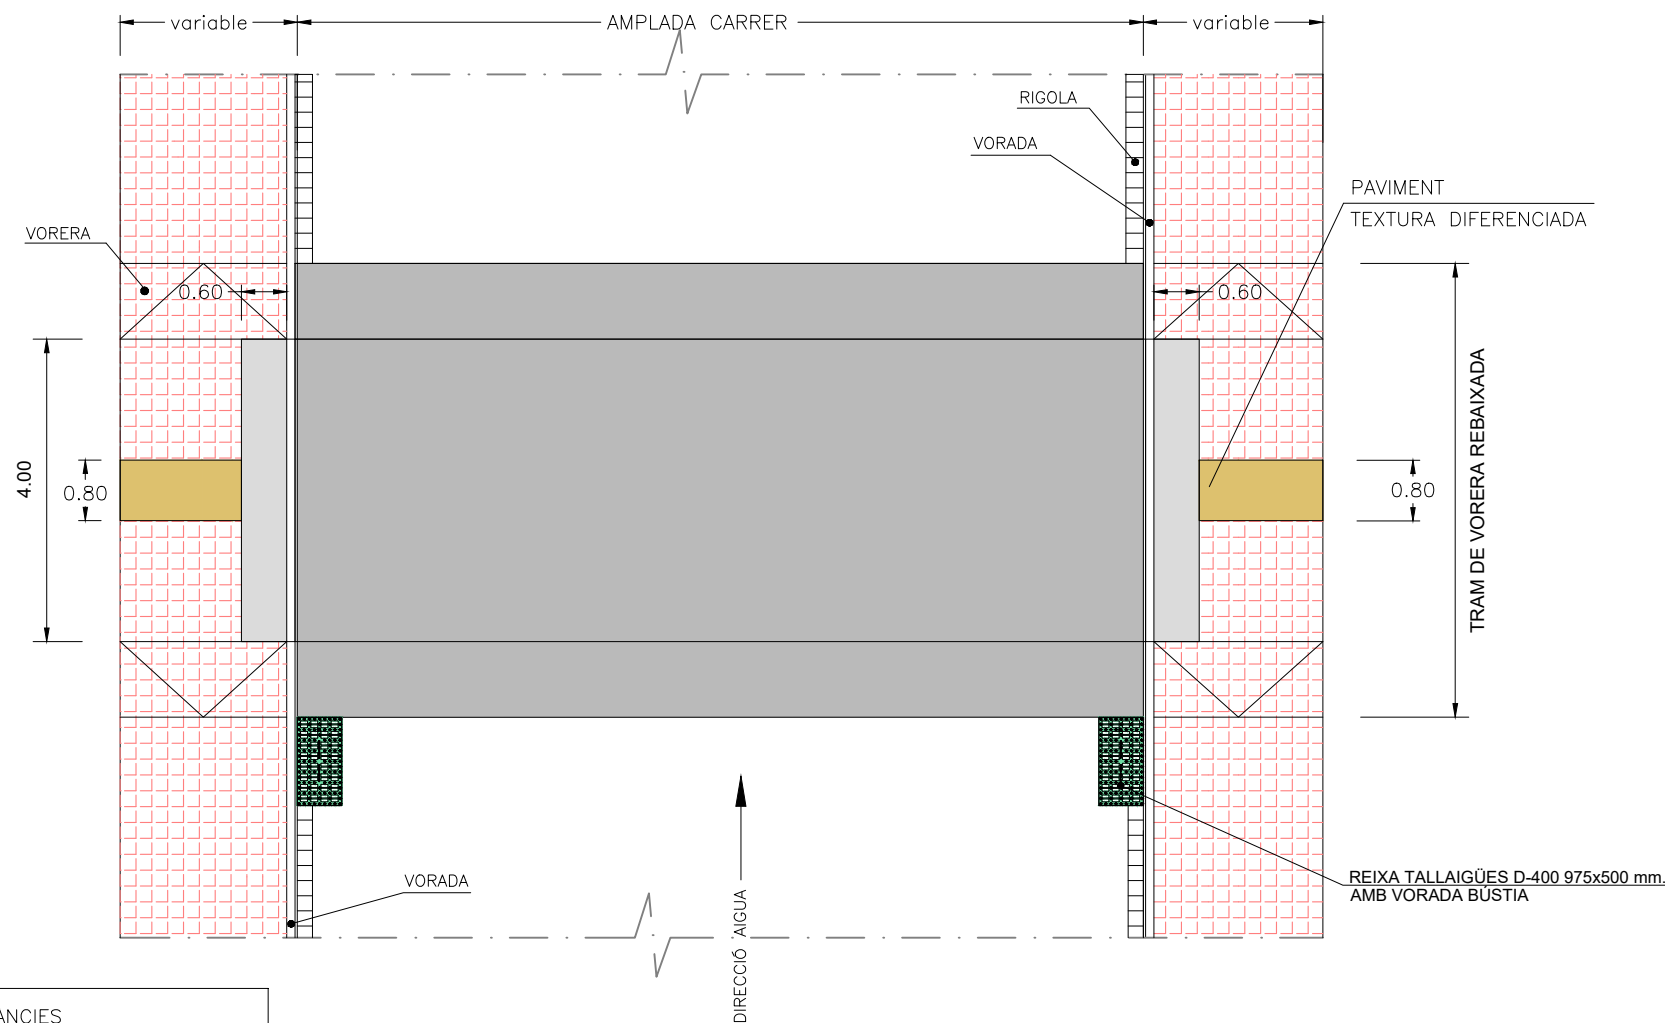


TOLERÀNCIES
ALÇADA: 10 cm. $\pm$ 1 cm.
LONGITUD ZONA
ELEVADA: 4 m. $\pm$ 0,20 m.


DETALL "B"
ESCALA 1:25

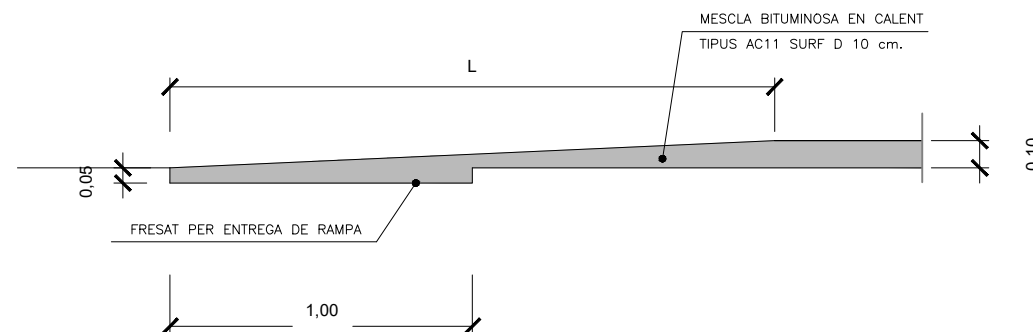

SECCIÓ LONGITUDINAL DE PAS DE VIANANTS DE RESSALT
ESCALA 1:50

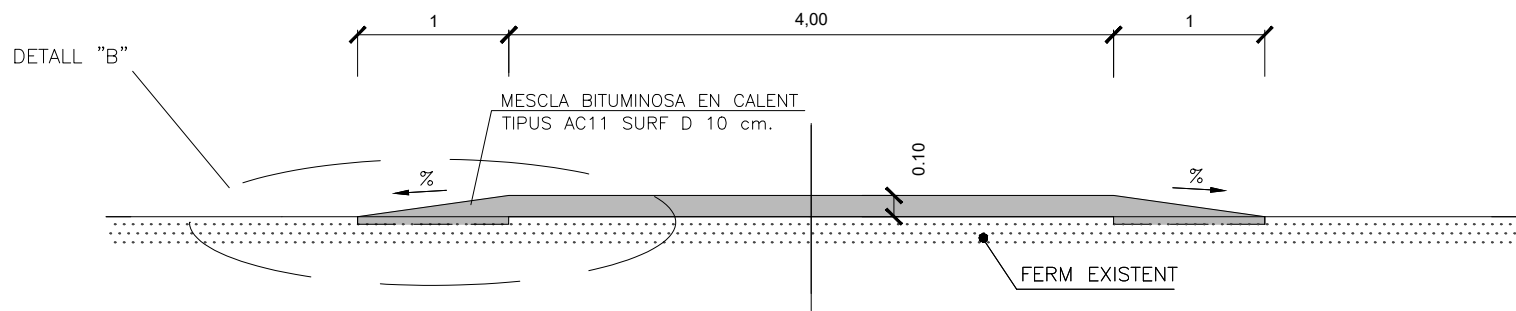

SECCIÓ TRANSVERSAL DE PAS DE VIANANTS DE RESSALT
ESCALA 1:50

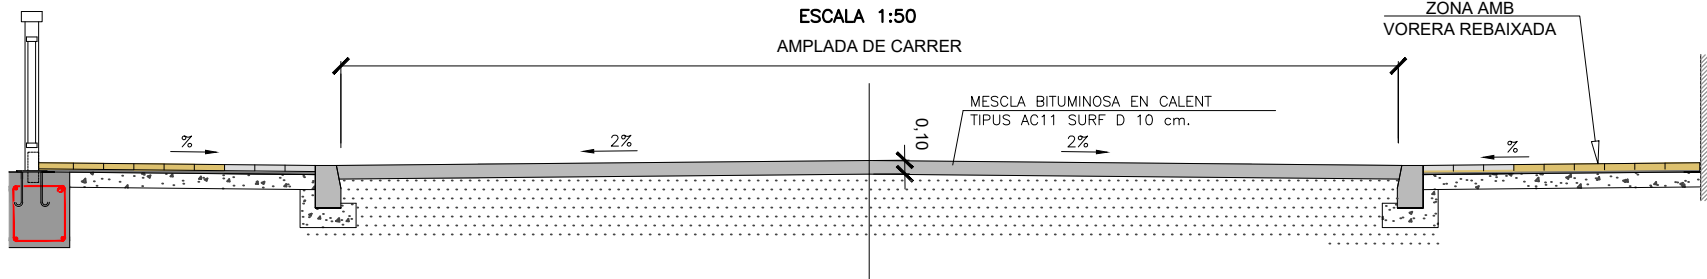

DIPUTACIÓ DE TARRAGONA

CLAU
P-05/2024

TÍTOL DEL PROJECTE
MODIFICAT NÚM. 2 DEL CONDICIONAMENT DE LES TRAVESSERES
DE VILA-RODONA. CARRETERES TP-2003 i TV-2443.

DATA
ABRIL 2024

EL CAP DE L'ÀREA D'INFRAESTRUCTURES DEL TERRITORI
L'ENGINYER DE CAMINS, CANALS I PORTS
JAUME VIDAL GONZÁLEZ
























EL CAP DE SERVEI DE PROJECTES I OBRES
L'ENGINYER CIVIL
CARLOS LOZANO SÁNCHEZ

ESCALES
A1 = 1/25
A3 = 1/50

































TÍTOL DEL PLÀNOL
SECCIONS TIPUS I DETALLS
DETALL PAS DE VIANANTS DE RESSALT

PLÀNOL NÚM.
7

FULL
10 DE 9

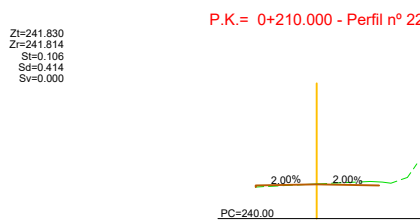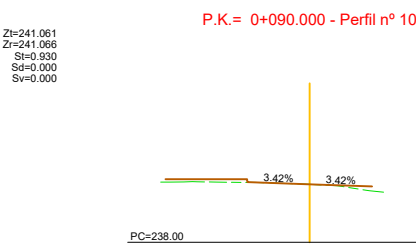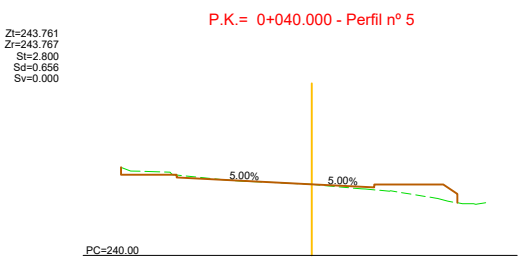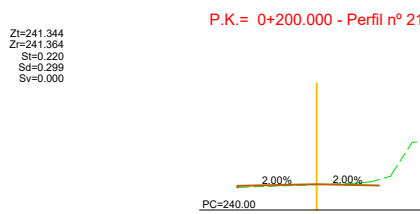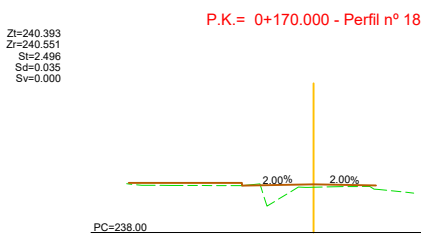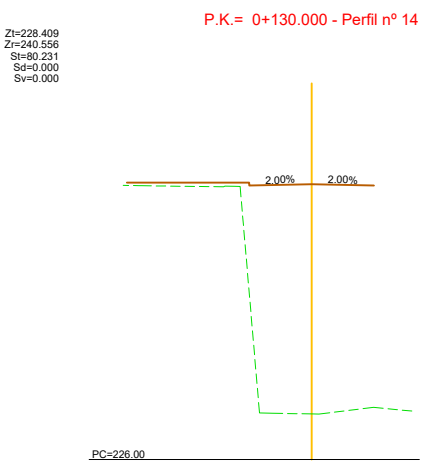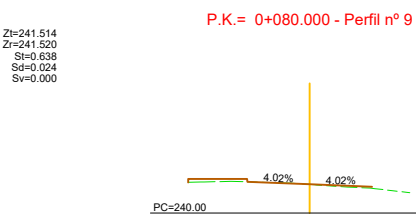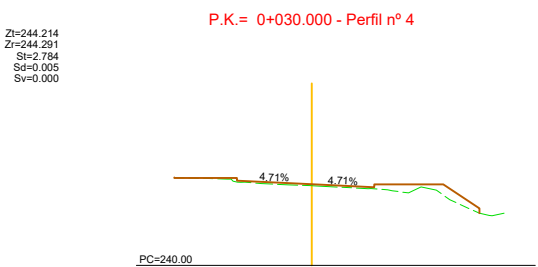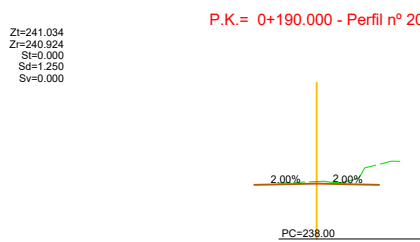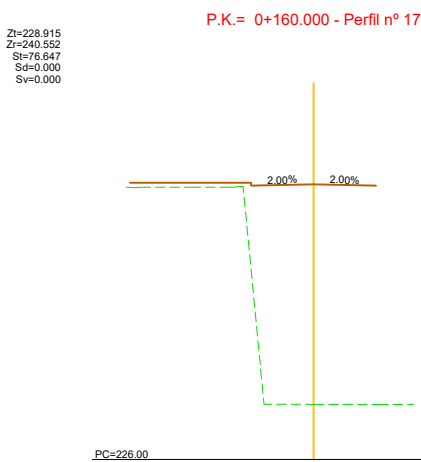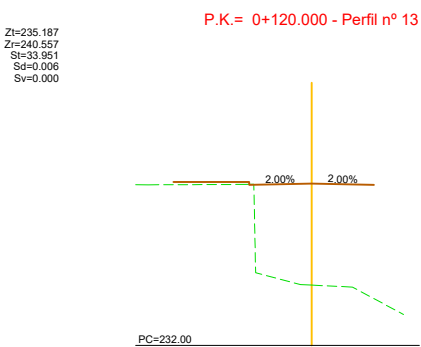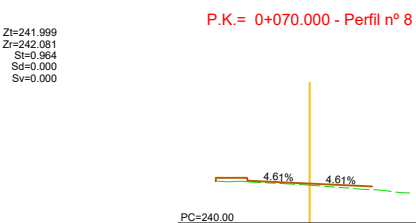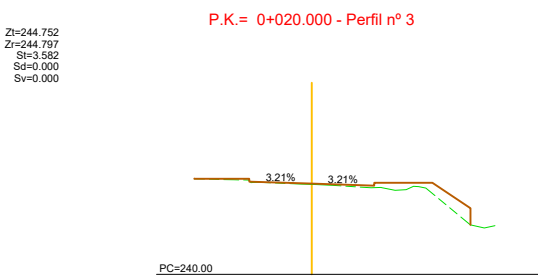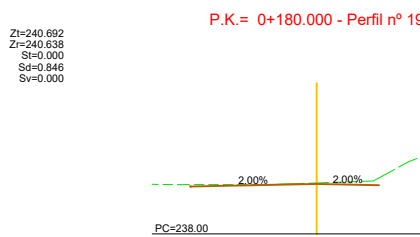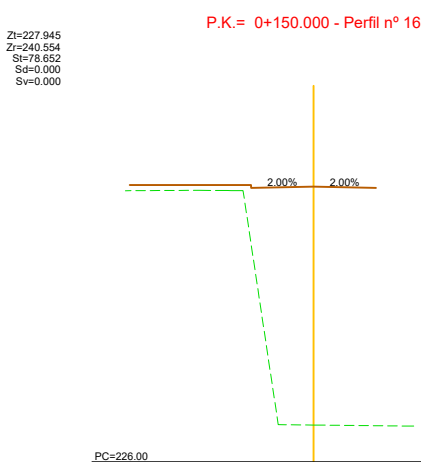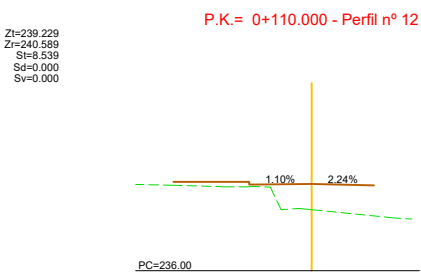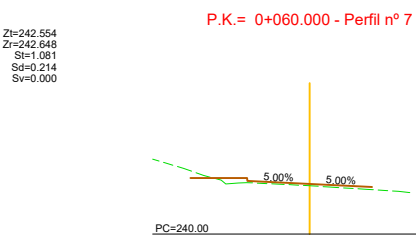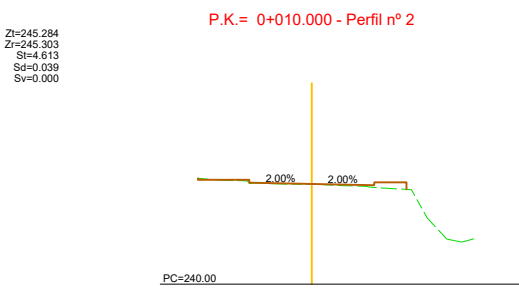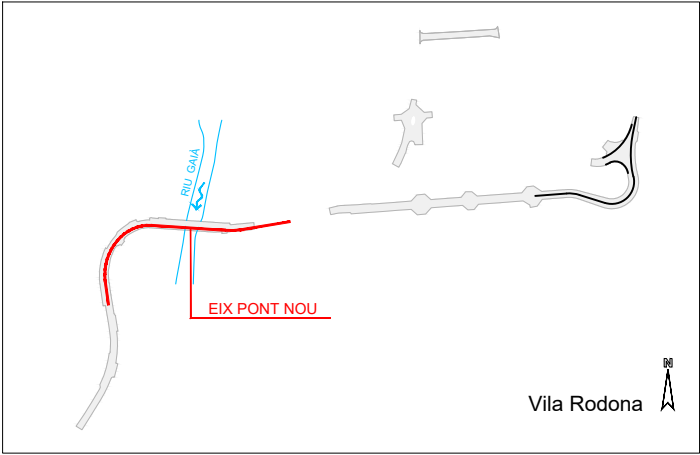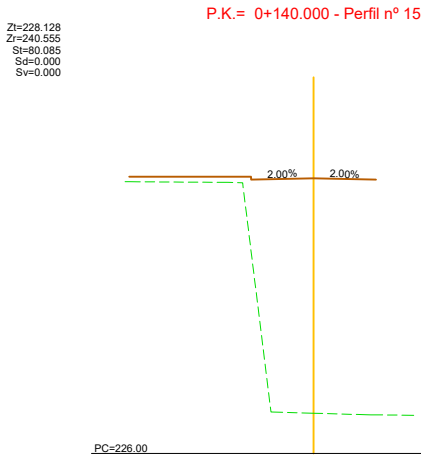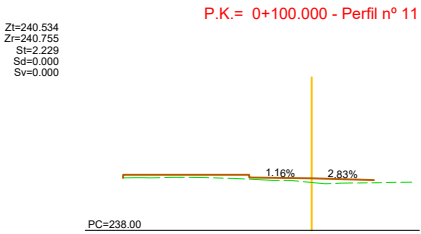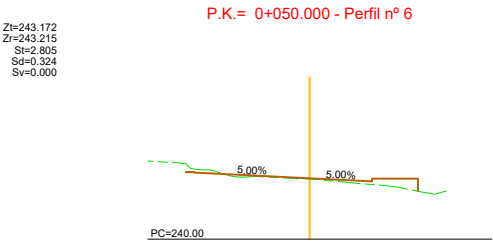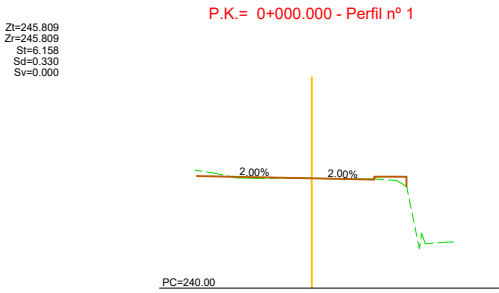

EIX VIAL TRONC NOU (1 de 2)

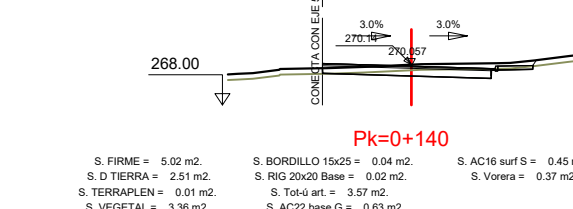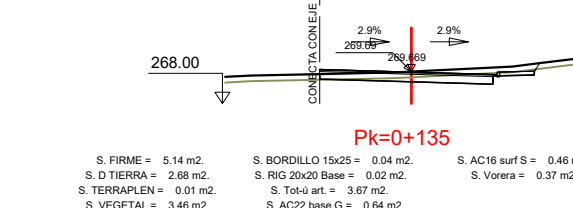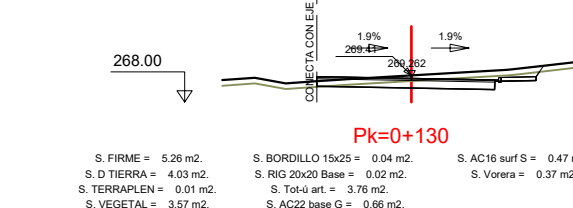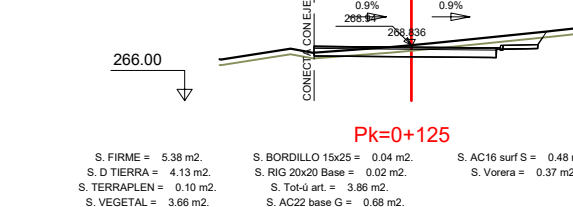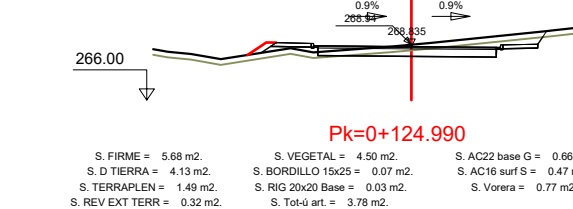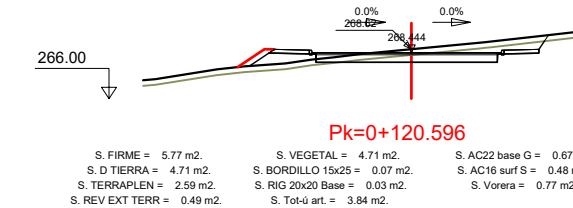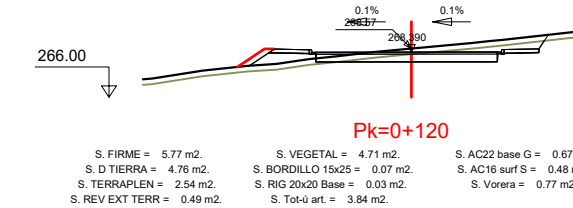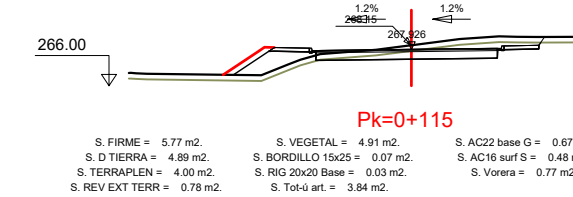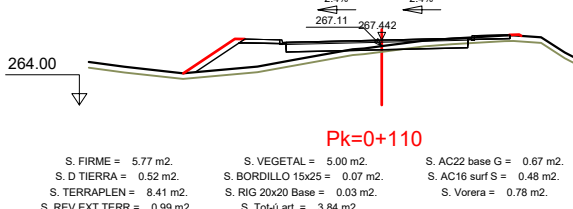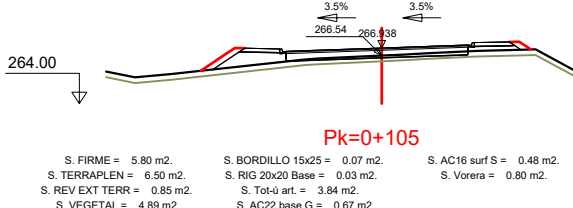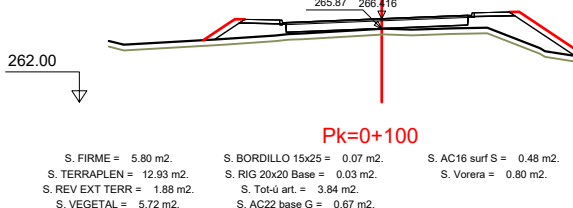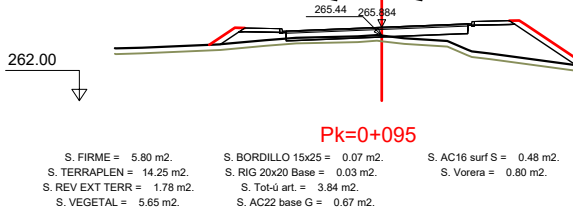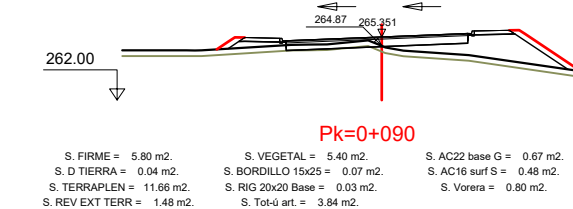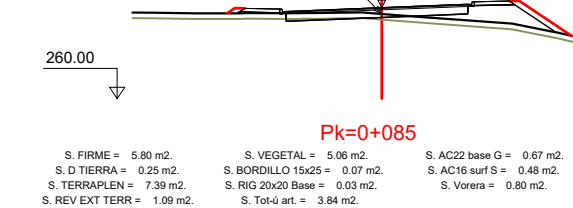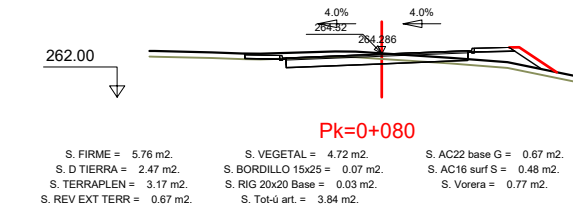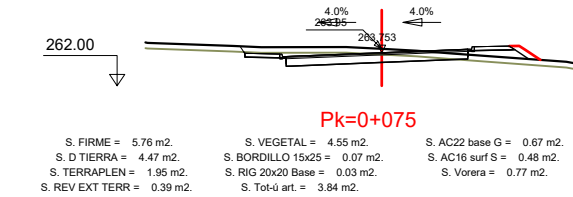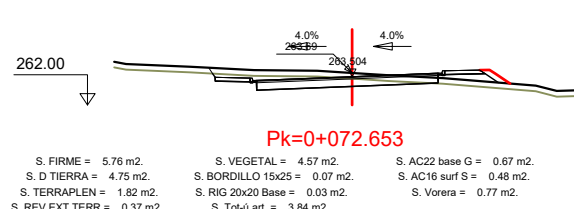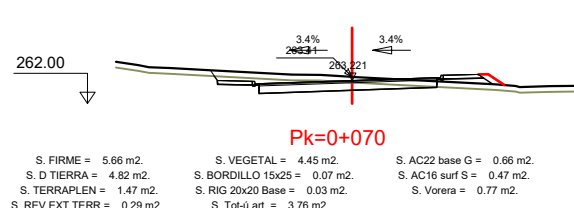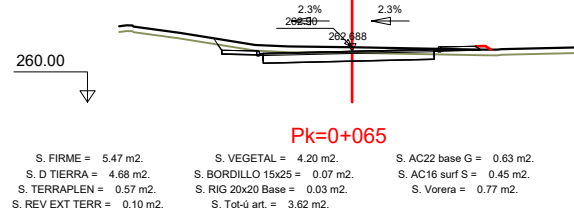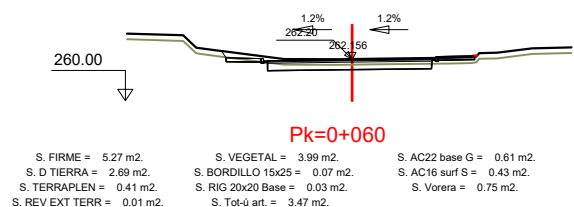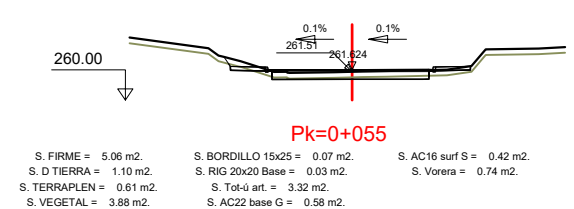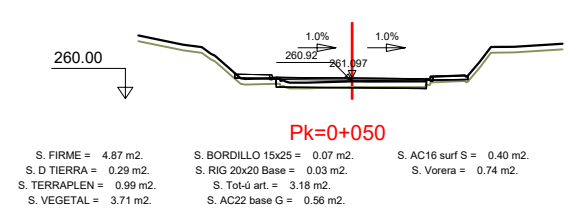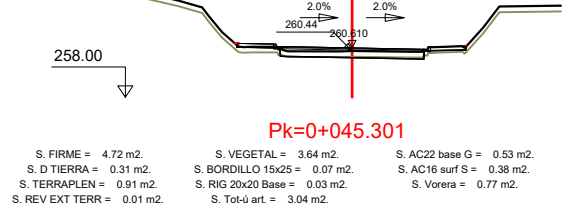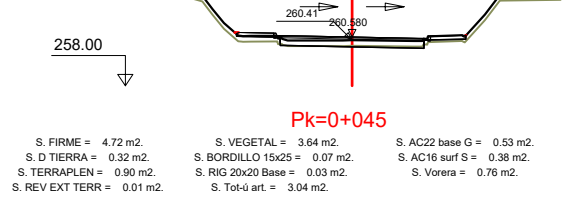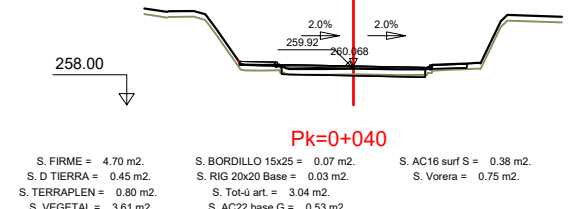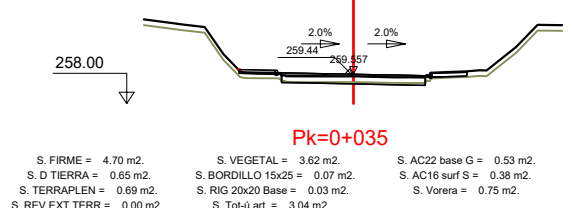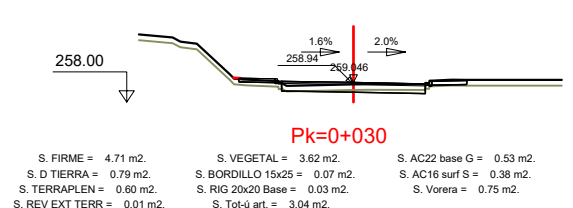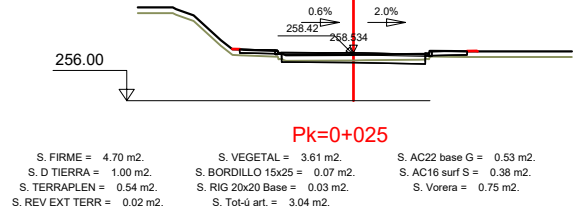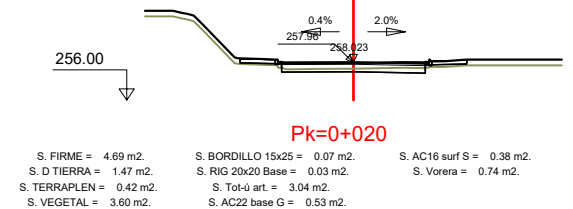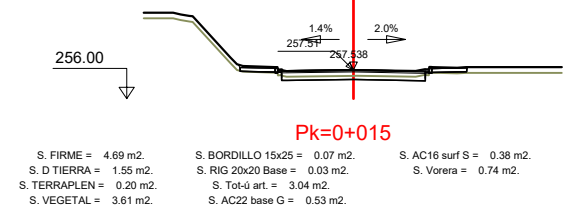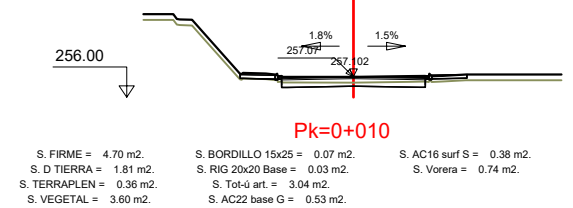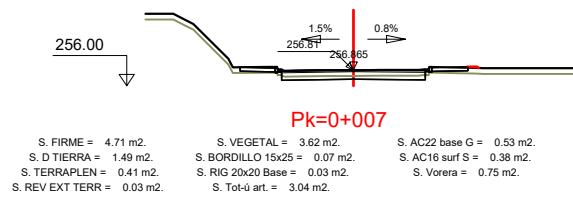

DIPUTACIÓ DE TARRAGONA

CLAU
P-05/2024

TÍTOL DEL PROJECTE
MODIFICAT NÚM. 2 DEL CONDICIONAMENT DE LES TRAVESSERES
DE VILA-RODONA. CARRETERES TP-2003 i TV-2443.

DATA
ABRIL 2024

EL CAP DE L'ÀREA D'INFRASTRUCTURES DEL TERRITORI
L'ENGINYER DE CAMINS, CANALS I PORTS
JAUME VIDAL GONZÁLEZ

EL CAP DE SERVEI DE PROJECTES I OBRES
L'ENGINYER CIVIL
CARLOS LOZANO SÁNCHEZ

ESCALES
A1 H=1/200 V=20
A3 H=1/400 V=40



TÍTOL DEL PLÀNOL

PERFELS TRANSVERSALS
EIX VIAL TRONC NOU (1 de 2)













PLÀNOL NÚM.
8

FULL

2 DE 5

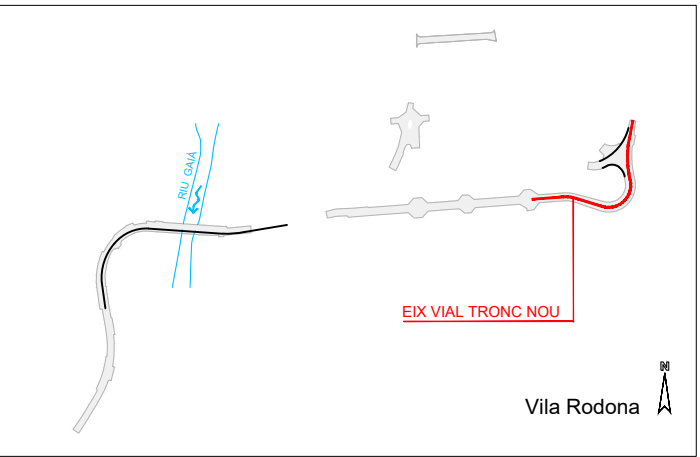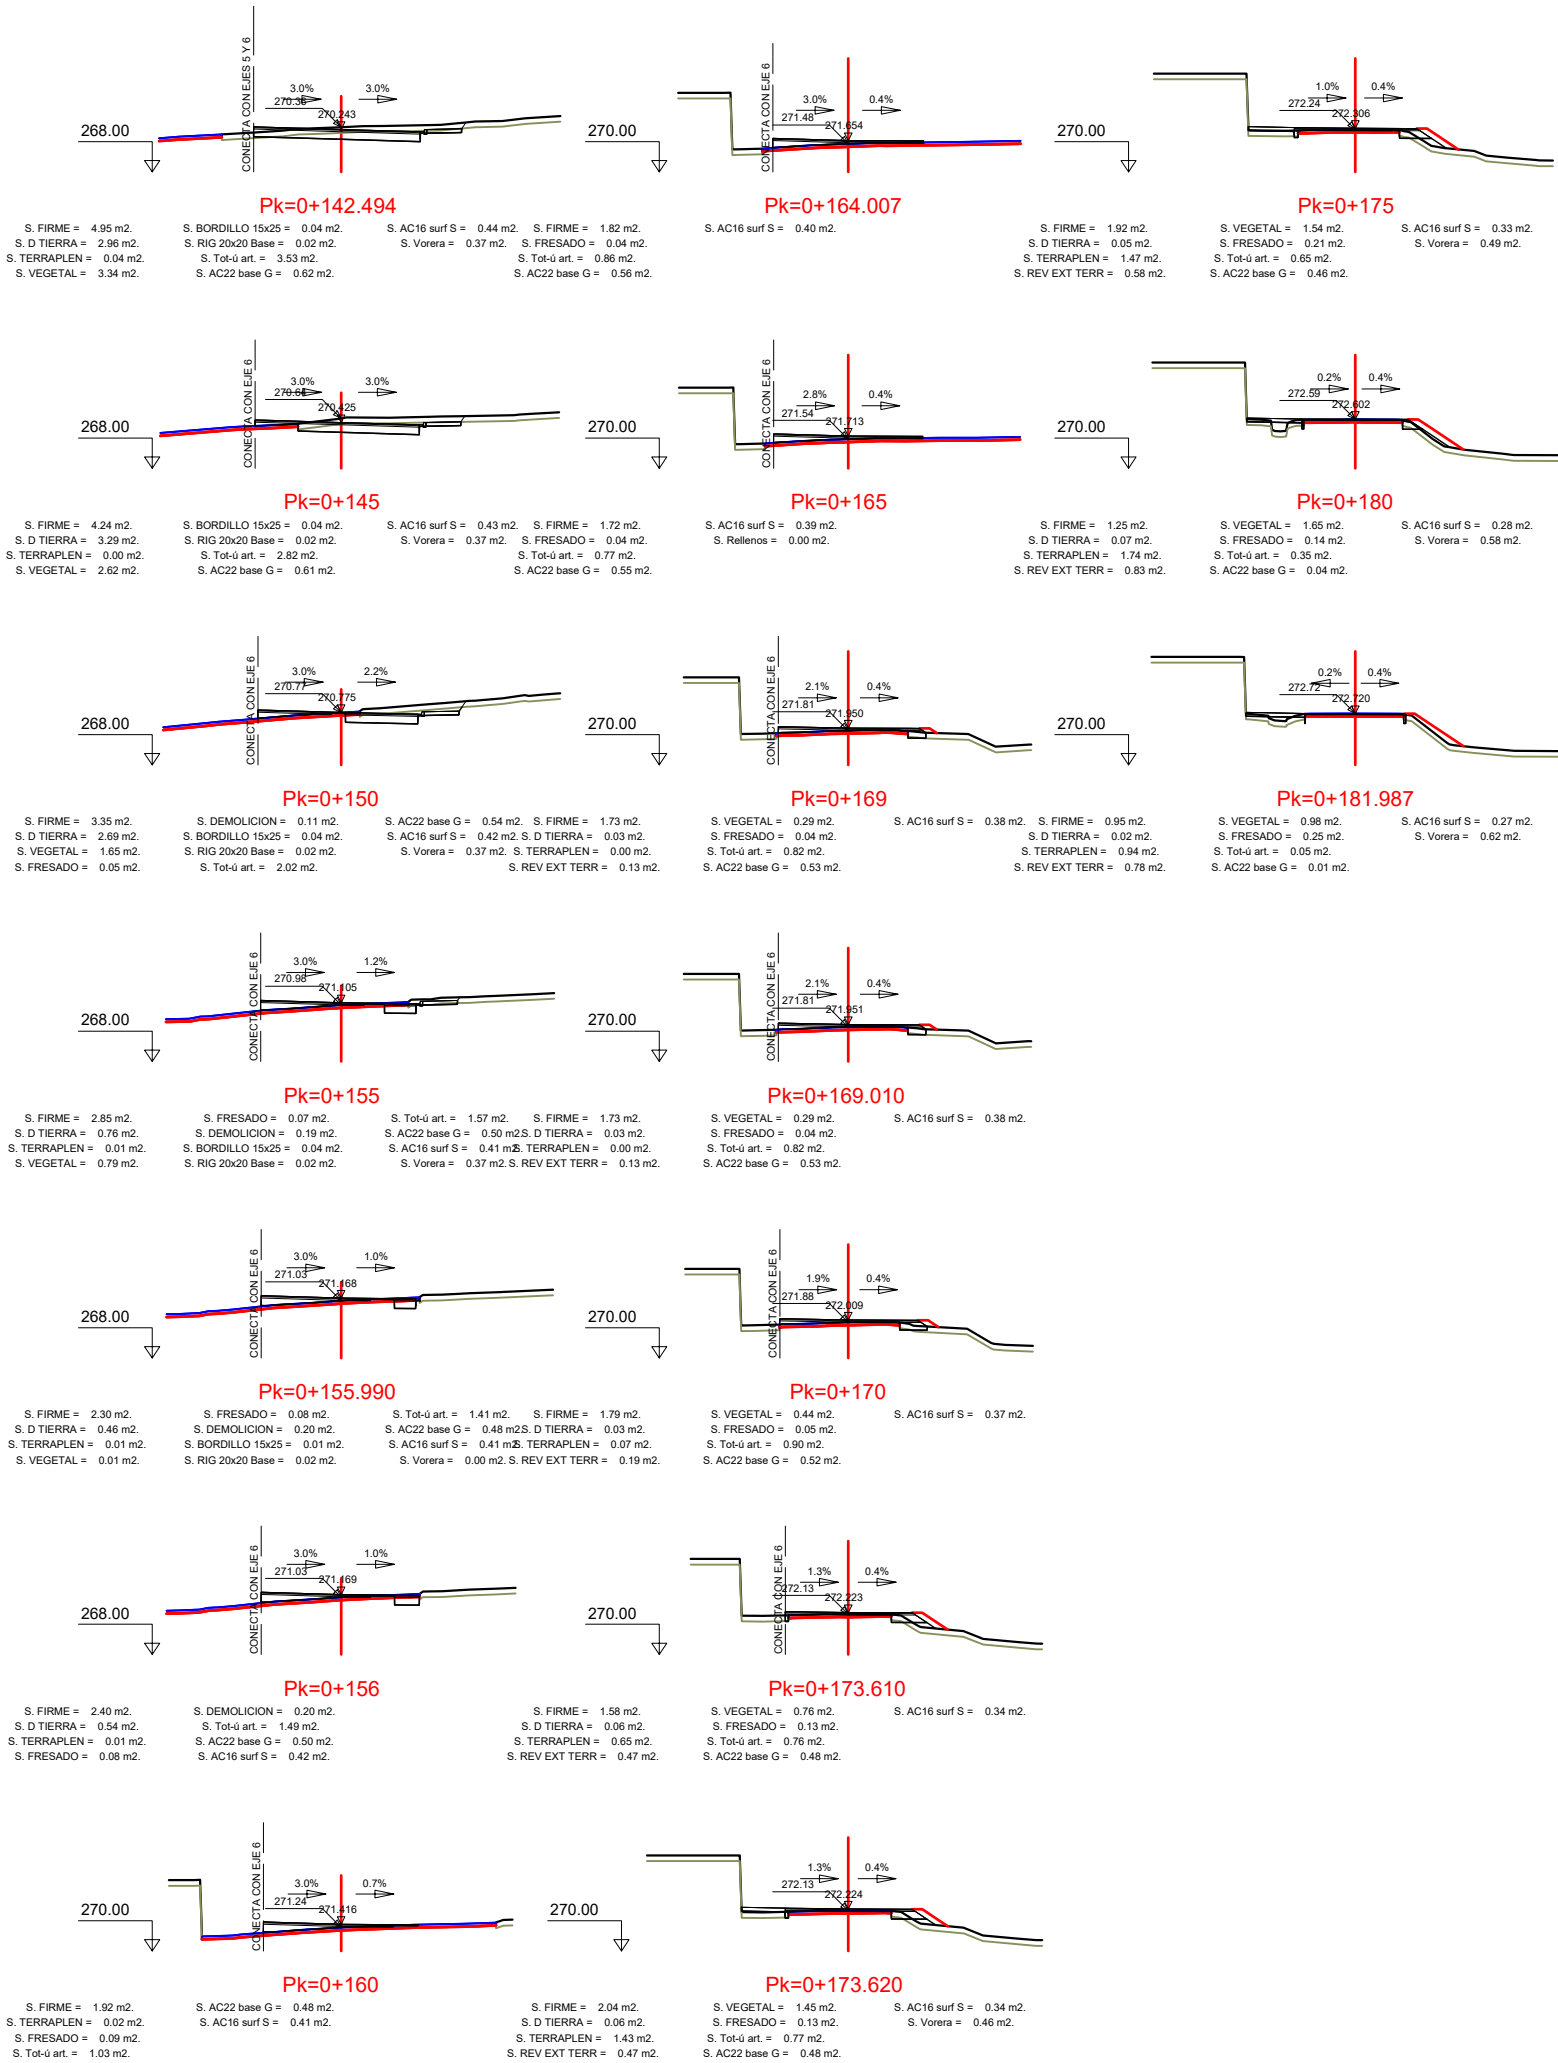

EIX VIAL NOU RAMAL 1

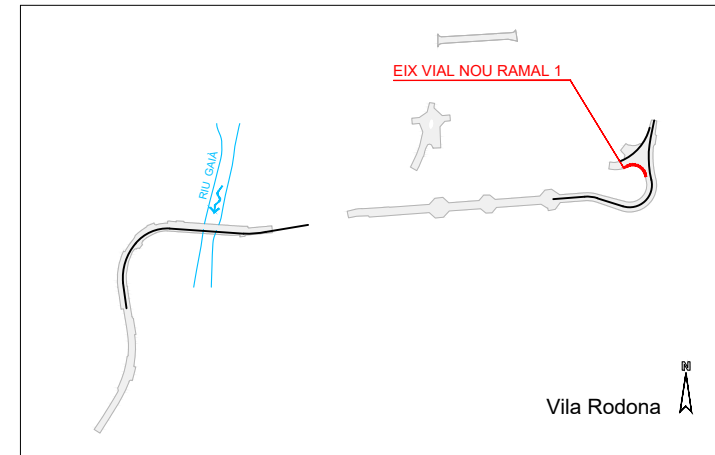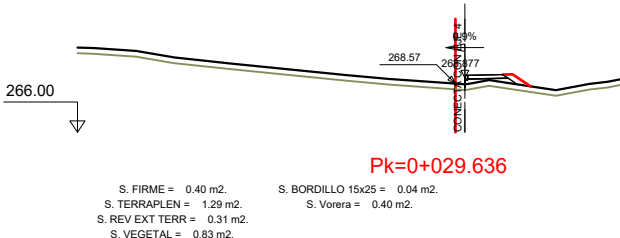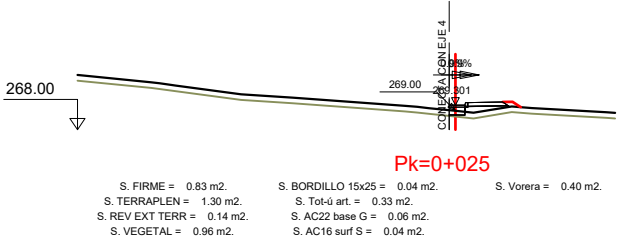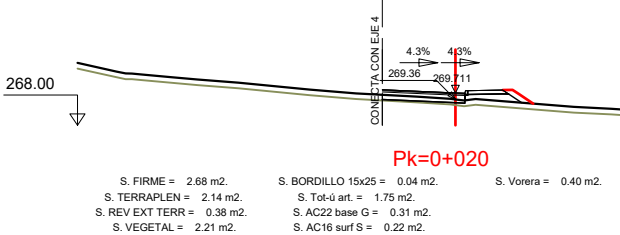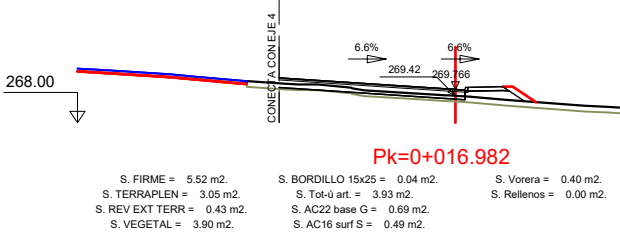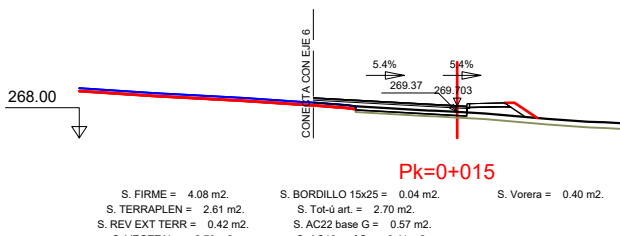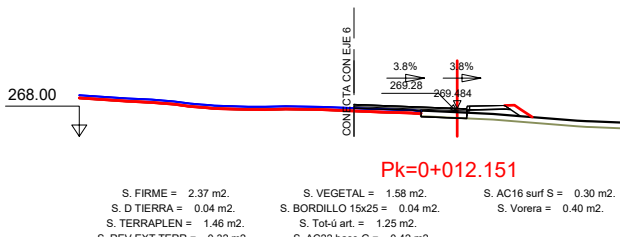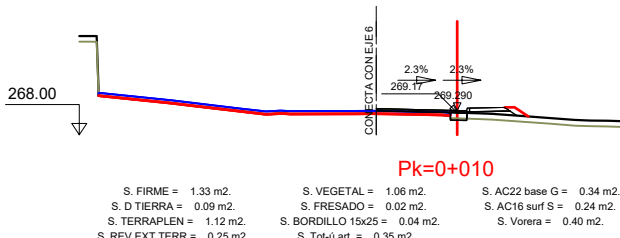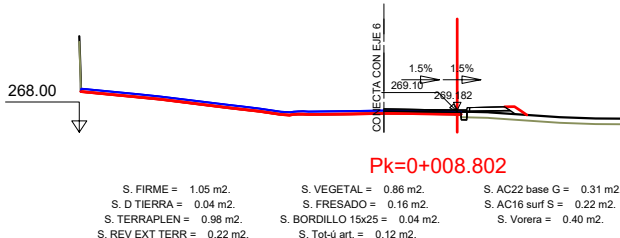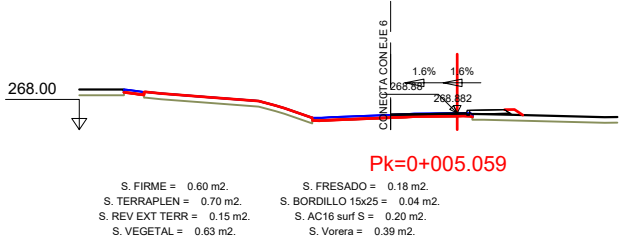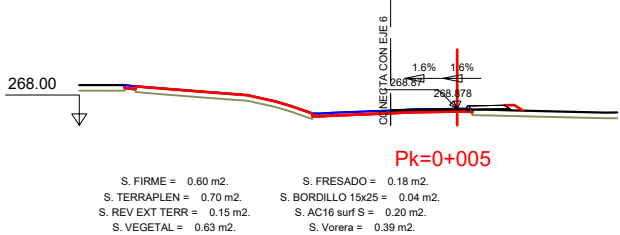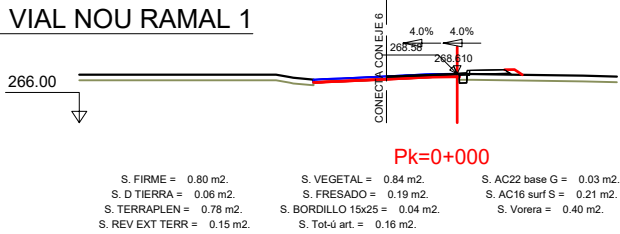

DIPUTACIÓ DE TARRAGONA

CLAU

P-05/2024

TÍTOL DEL PROJECTE

MODIFICAT NÚM. 2 DEL CONDICIONAMENT DE LES TRAVERSES DE VILA-RODONA. CARRETERES TP-2003 i TV-2443.

DATA

ABRIL 2024

EL CAP DE L'ÀREA D'INFRASTRUCTURES DEL TERRITORI
L'ENGINYER DE CAMINS, CANALS I PORTS

JAUME VIDAL GONZÁLEZ

EL CAP DE SERVEI DE PROJECTES I OBRES
L'ENGINYER CIVIL

CARLOS LOZANO SÁNCHEZ

ESCALES

A1 H=1/200 V=20
A3 H=1/400 V=40

TÍTOL DEL PLÀNOL

PERFILS TRANSVERSALS
EIX VIAL NOU RAMAL 1





PLÀNOL NÚM.

8

FULL

4 DE 5

EIX VIAL NOU RAMAL 2

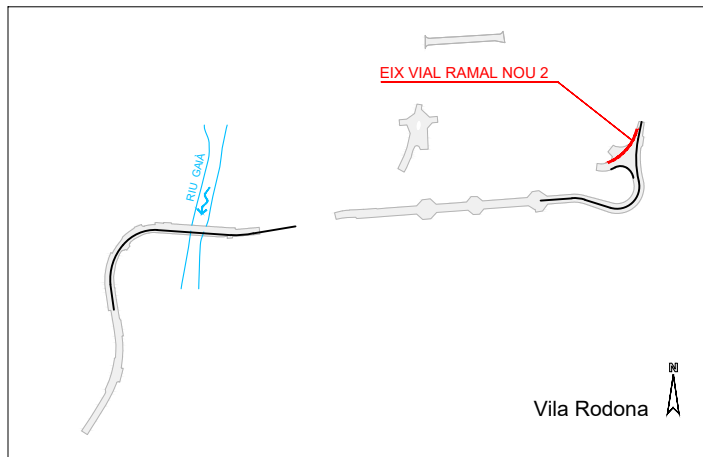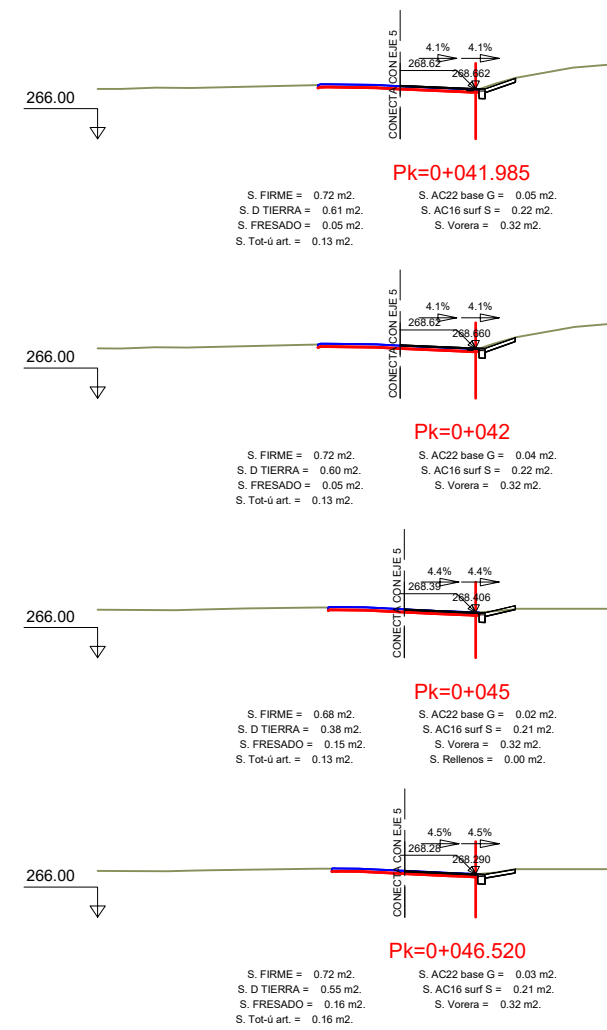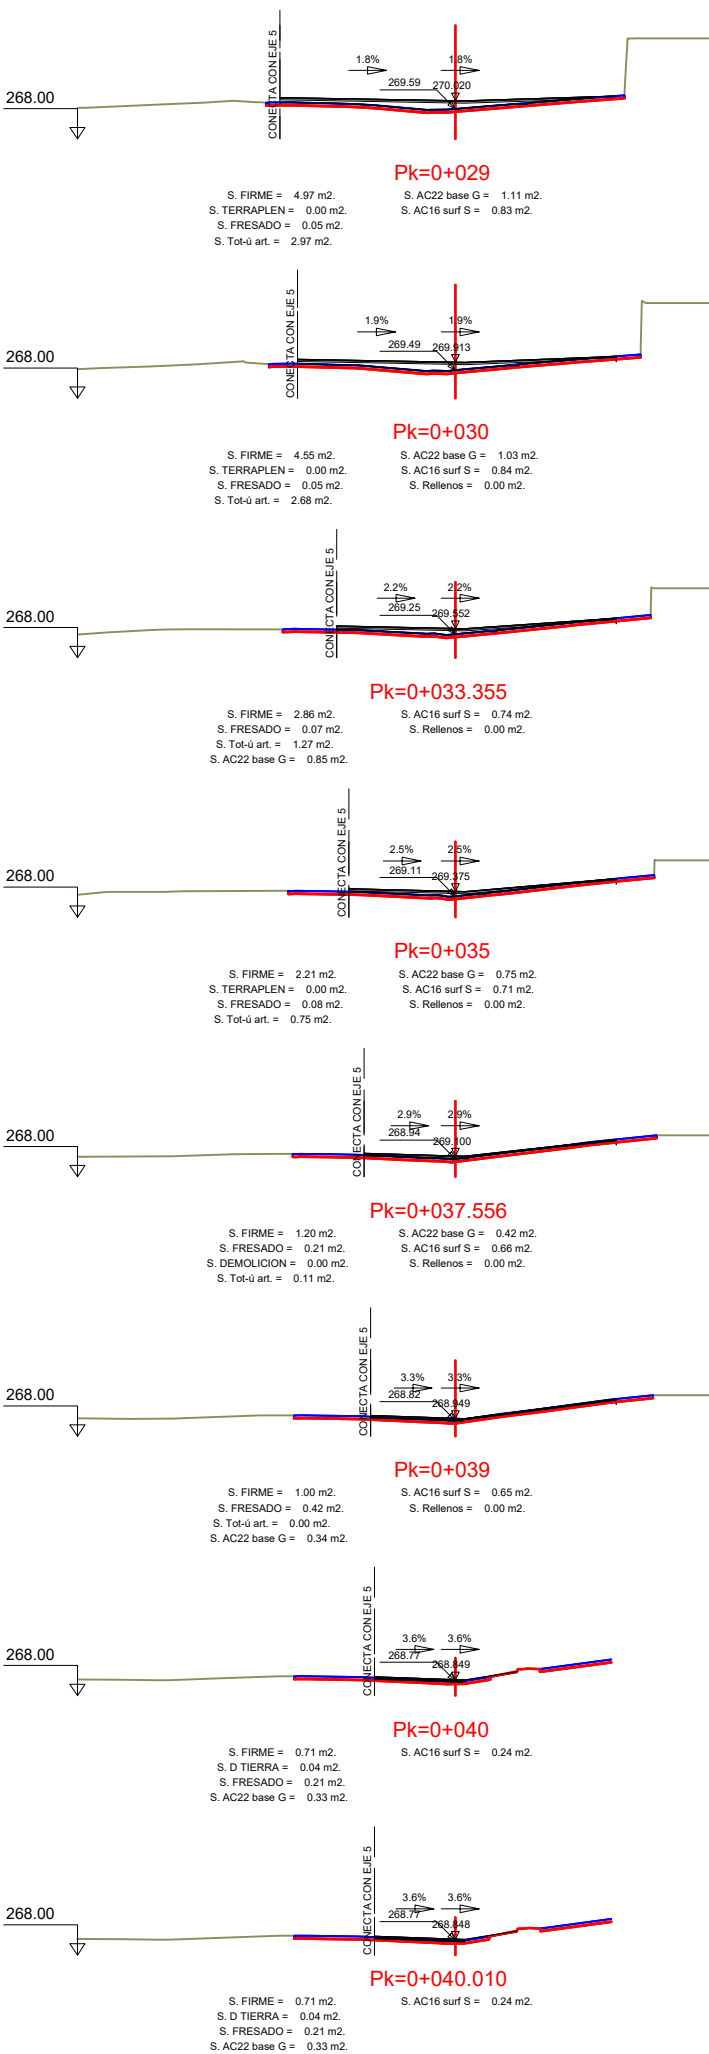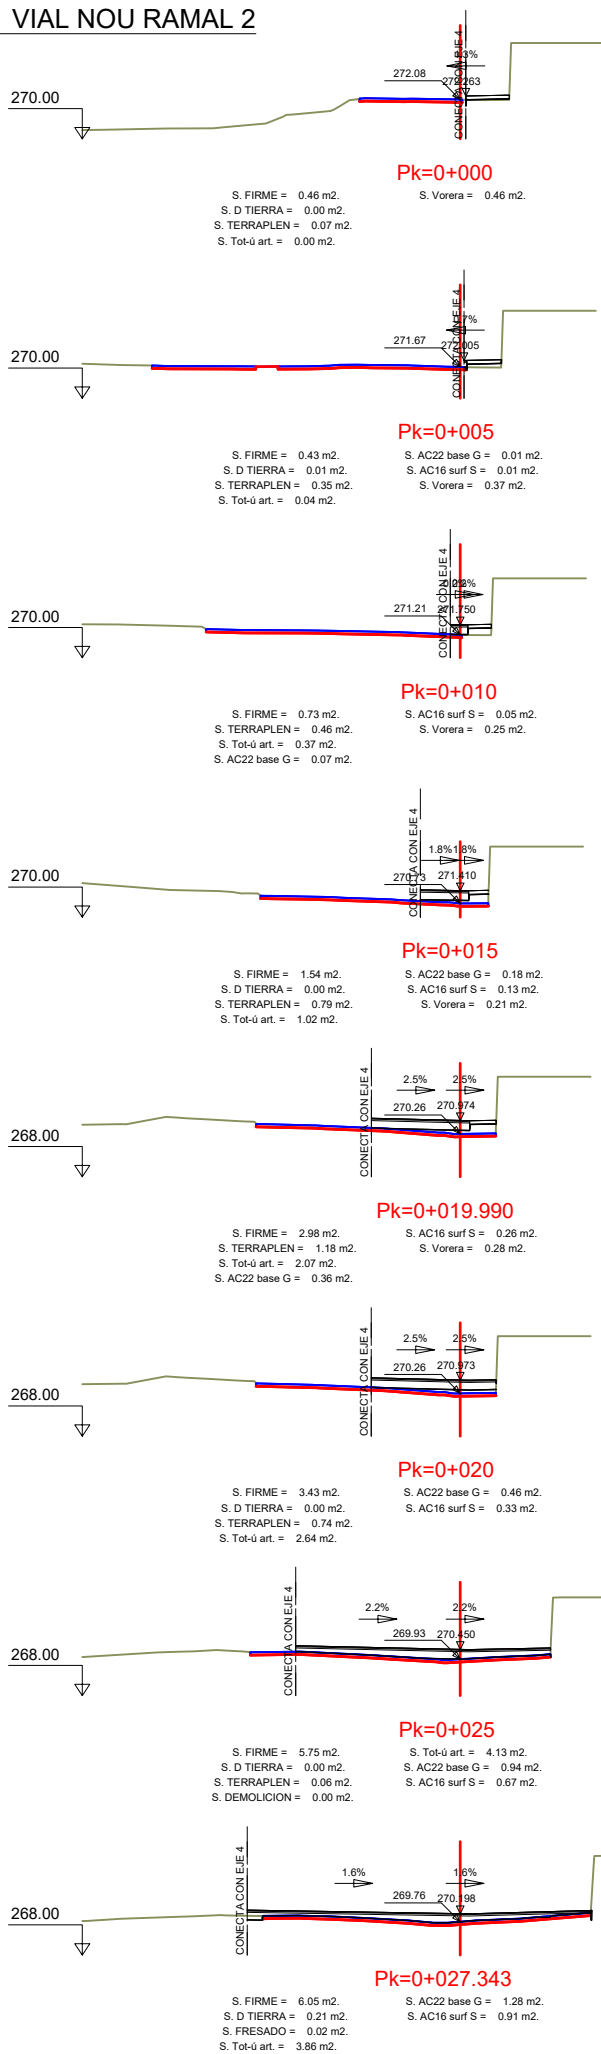

DIPUTACIÓ DE TARRAGONA

CLAU

P-05/2024

TÍTOL DEL PROJECTE

MODIFICAT NÚM. 2 DEL CONDICIONAMENT DE LES TRAVERSES DE VILA-RODONA. CARRETERES TP-2003 i TV-2443.

DATA

ABRIL 2024

EL CAP DE L'ÀREA D'INFRAESTRUCTURES DEL TERRITORI
L'ENGINYER DE CAMINS, CANALS I PORTS

JAUME VIDAL GONZÁLEZ

EL CAP DE SERVEI DE PROJECTES I OBRES
L'ENGINYER CIVIL

CARLOS LOZANO SÁNCHEZ

ESCALES

A1 H=1/200 V=20
A3 H=1/400 V=40

TÍTOL DEL PLÀNOL

PERFELS TRANSVERSALS
EIX VIAL NOU RAMAL 2

PLÀNOL NÚM.

8

FULL

5 DE 5

X=362200

X=362250

X=362300

X=362350

X=362400

Y=4573950

Y=4574000

Y=4574050

Y=4574100

Y=4574150

Y=4574200

Y=4574250

CLAVEGUERAM

POU	Z EIX RASANT	Z L. AIGUA ARRIBADA	Z L. AIGUA SORTIDA
PC03	261,25	260,17	259,25
PC04	263,95	262,86	261,95
PC05	266,31	264,98	264,41
PC06	268,22	266,42	266,32
PC07	270,03	-	267,93


PLUVIALS

POU	Z EIX RASANT	Z L. AIGUA ARRIBADA	Z L. AIGUA SORTIDA
PP01	253,24	251,65	251,65
PP02	255,92	253,25	253,25
PP03	256,38	254,34	254,07
PP04	256,94	255,64	254,94
PP05	259,19	257,84	257,29
PP06	261,52	260,22	259,42
PP07	263,65	262,35	261,65
PP08	265,44	264,14	263,64
PP09	267,24	265,93	265,34
PP10	269,26	267,46	267,46
PP11	271,15	-	269,26
PP12	269,93	267,95	267,95
PP13	256,23	-	254,29
PP14	240,91	239,12	239,12
PP15	241,70	239,99	239,99
PP16	243,18	241,38	241,38
PP17	244,59	-	242,70
PP18	244,59	-	242,70

NOTA
Tots els tubs no indicats, seran DN315mm

CLAVEGUERAM

- COLLECTOR
- PC. POU DE REGISTRE
- COLLECTOR EXISTENT
- PC. POU DE REGISTRE EXISTENT
- PLUVIALS
- COLLECTOR
- PP. POU DE REGISTRE
- AP. ARQUETA DE REGISTRE
- REIXA DE DESGUAS
- EMBORNAL AMB BUSTIA 70X30cm
- EMBORNAL AMB BUSTIA 100X50cm
- EVACUADORS D'AIGUA DEL PONT

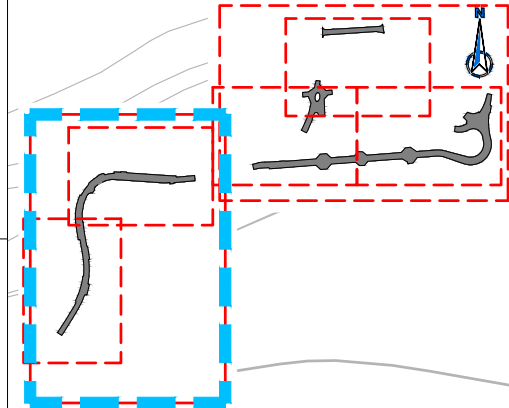

231,2

238,2

243,2

246,3

244,1

TM VILA-RODONA

Cooperativa agrícola
de Vila-rodona

VILA-RODONA

SUBSTITUIR
EMBORNAL
EXISTENT

EMBOCADURA AL
BARRANC EL FOGUET

RECRESOLUT DE LA
CUNETA EXISTENT PER
INVERTIR LA PENDENT

RAMAL EN
PRENSIO

BAIXANT

TP-2003

008+0

de la Font

Bornia de Justo

Munt de Boces

Av. dels Liedoners



DIPUTACIÓ DE TARRAGONA

CLAU
P-05/2024

TÍTOL DEL PROJECTE
MODIFICAT NÚM. 2 DEL CONDICIONAMENT DE LES TRAVESSERES
DE VILA-RODONA. CARRETERES TP-2003 i TV-2443.

DATA
ABRIL 2024

EL CAP DE L'ÀREA D'INFRAESTRUCTURES DEL TERRITORI
L'ENGINYER DE CAMINS, CANALS I PORTS
JAUME VIDAL GONZÁLEZ

EL CAP DE SERVEI DE PROJECTES I OBRES
L'ENGINYER CIVIL
CARLOS LOZANO SÁNCHEZ


ESCALES
A1 = 1/500
A3 = 1/1.000

TÍTOL DEL PLÀNOL

DRENATGE
PLANTA

PLÀNOL NÚM.
9.A

FULL
1 DE 7

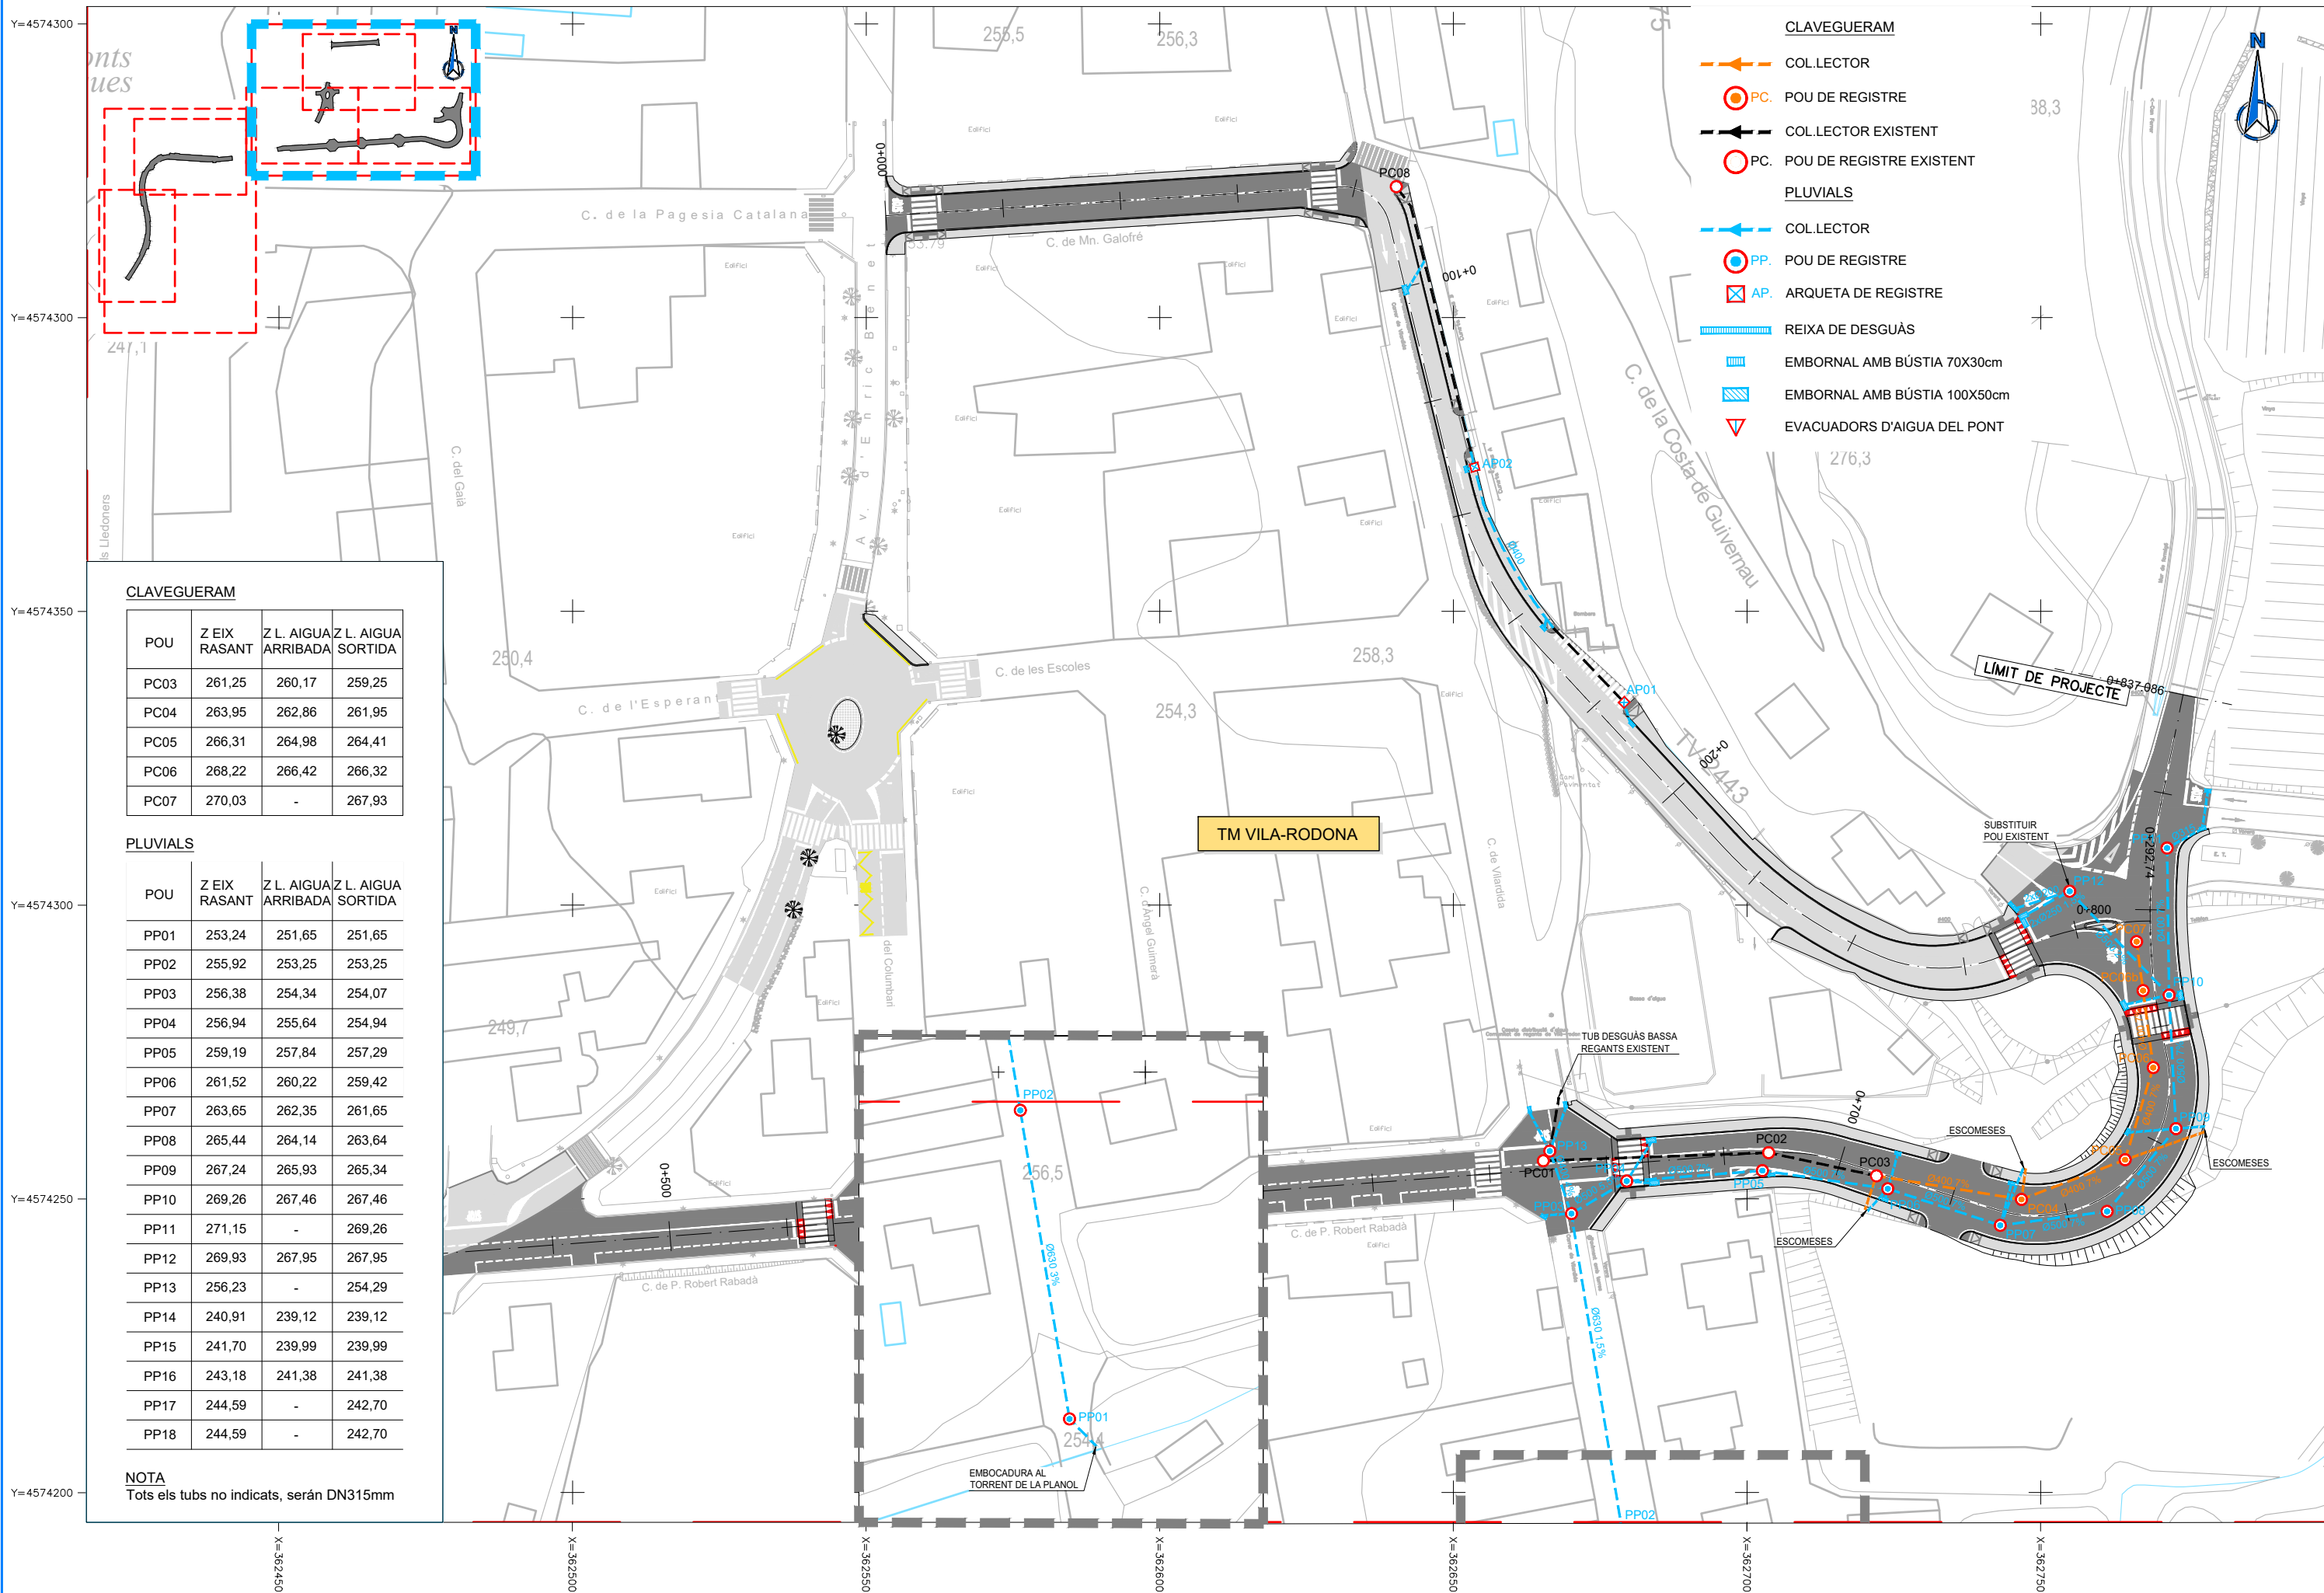

CLAVEGUERAM

POU	Z EIX RASANT	Z L. AIGUA ARRIBADA	Z L. AIGUA SORTIDA
PC03	261,25	260,17	259,25
PC04	263,95	262,86	261,95
PC05	266,31	264,98	264,41
PC06	268,22	266,42	266,32
PC07	270,03	-	267,93

PLUVIALS

POU	Z EIX RASANT	Z L. AIGUA ARRIBADA	Z L. AIGUA SORTIDA
PP01	253,24	251,65	251,65
PP02	255,92	253,25	253,25
PP03	256,38	254,34	254,07
PP04	256,94	255,64	254,94
PP05	259,19	257,84	257,29
PP06	261,52	260,22	259,42
PP07	263,65	262,35	261,65
PP08	265,44	264,14	263,64
PP09	267,24	265,93	265,34
PP10	269,26	267,46	267,46
PP11	271,15	-	269,26
PP12	269,93	267,95	267,95
PP13	256,23	-	254,29
PP14	240,91	239,12	239,12
PP15	241,70	239,99	239,99
PP16	243,18	241,38	241,38
PP17	244,59	-	242,70
PP18	244,59	-	242,70

NOTA
Tots els tubs no indicats, seran DN315mm



DIPUTACIÓ DE TARRAGONA

CLAU

P-05/2024

TÍTOL DEL PROJECTE

MODIFICAT NÚM. 2 DEL CONDICIONAMENT DE LES TRAVESSERES DE VILA-RODONA. CARRETERES TP-2003 i TV-2443.

DATA

ABRIL 2024

EL CAP DE L'ÀREA D'INFRAESTRUCTURES DEL TERRITORI
L'ENGINYER DE CAMINS, CANALS I PORTS

JAUME VIDAL GONZÁLEZ

EL CAP DE SERVEI DE PROJECTES I OBRES
L'ENGINYER CIVIL

CARLOS LOZANO SÁNCHEZ

ESCALES

A1 = 1/500
A3 = 1/1.000

TÍTOL DEL PLÀNOL

DRENATGE
PLANTA

PLÀNOL NÚM.

9.A

FULL

2 DE 7



CLAVEGUERAM


POU	Z EIX RASANT	Z L. AIGUA ARRIBADA	Z L. AIGUA SORTIDA
PC03	261,25	260,17	259,25
PC04	263,95	262,86	261,95
PC05	266,31	264,98	264,41
PC06	268,22	266,42	266,32
PC07	270,03	-	267,93



PLUVIALS

POU	Z EIX RASANT	Z L. AIGUA ARRIBADA	Z L. AIGUA SORTIDA
PP01	253,24	251,65	251,65
PP02	255,92	253,25	253,25
PP03	256,38	254,34	254,07
PP04	256,94	255,64	254,94
PP05	259,19	257,84	257,29
PP06	261,52	260,22	259,42
PP07	263,65	262,35	261,65
PP08	265,44	264,14	263,64
PP09	267,24	265,93	265,34
PP10	269,26	267,46	267,46
PP11	271,15	-	269,26
PP12	269,93	267,95	267,95
PP13	256,23	-	254,29
PP14	240,91	239,12	239,12
PP15	241,70	239,99	239,99
PP16	243,18	241,38	241,38
PP17	244,59	-	242,70
PP18	244,59	-	242,70

NOTA
Tots els tubs no indicats, seran DN315mm

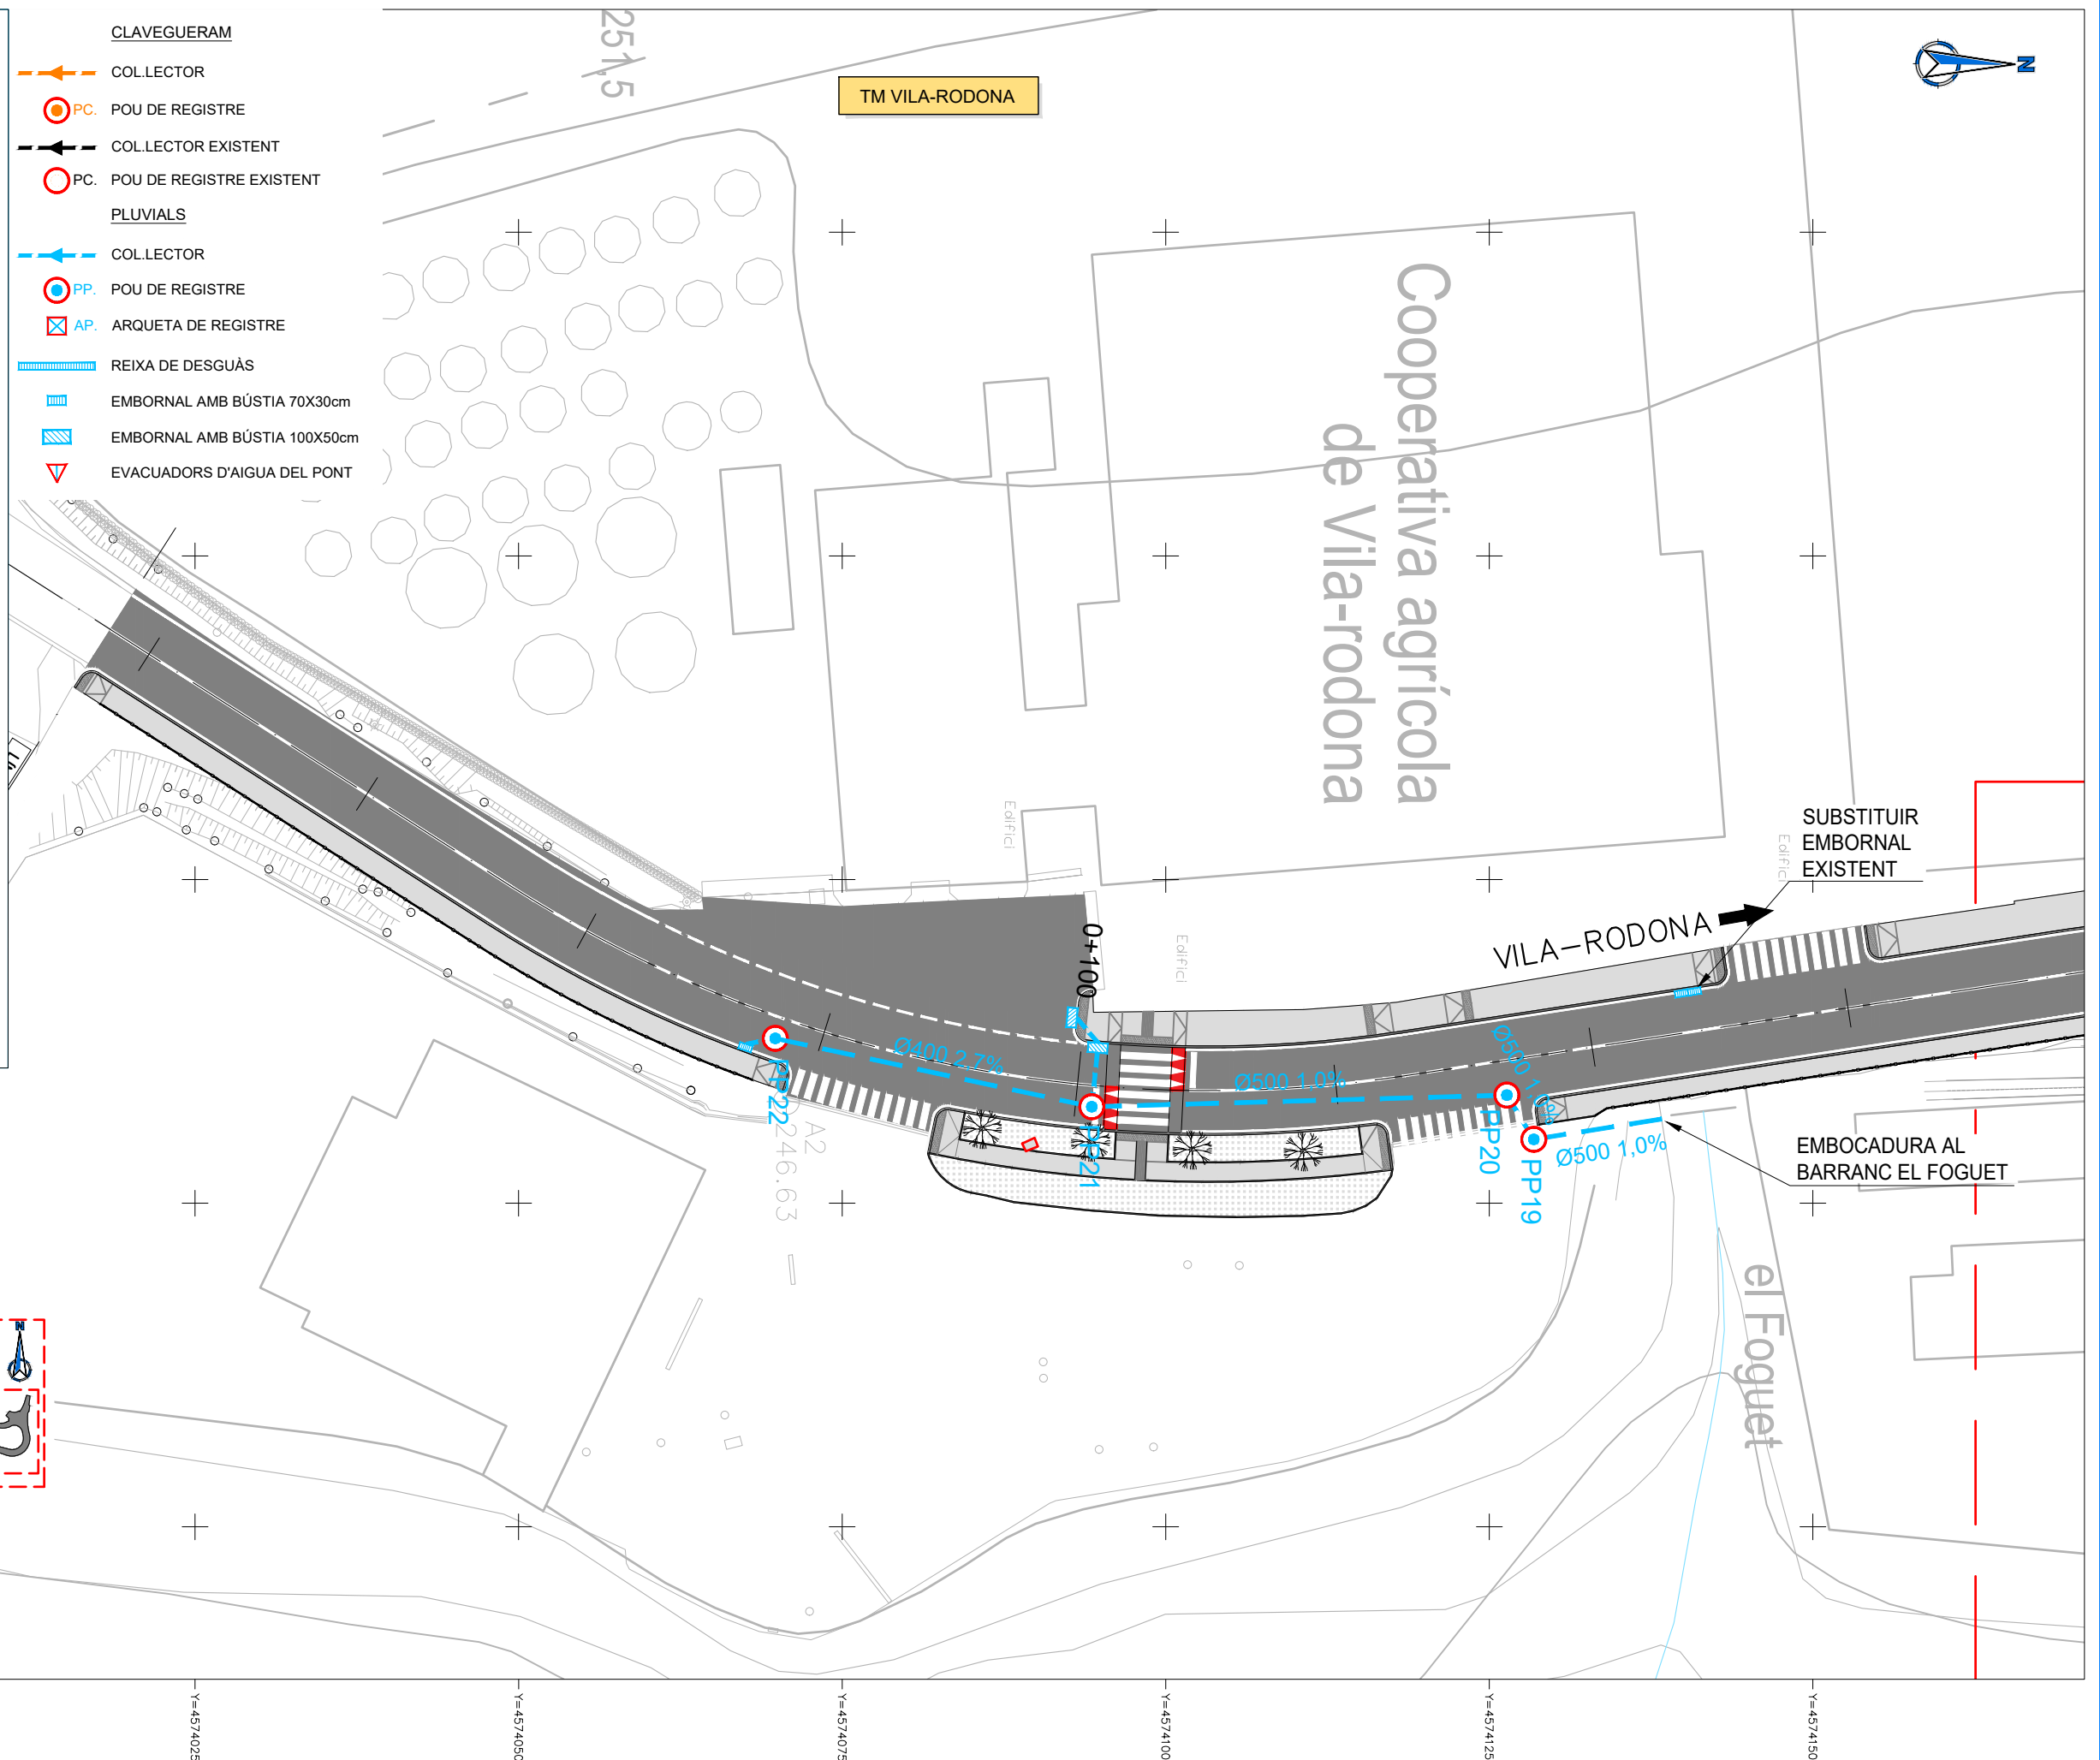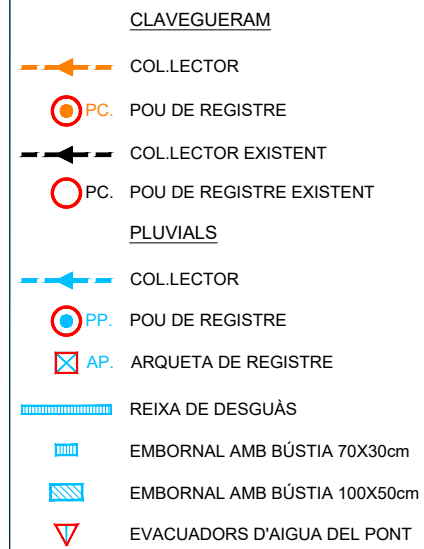

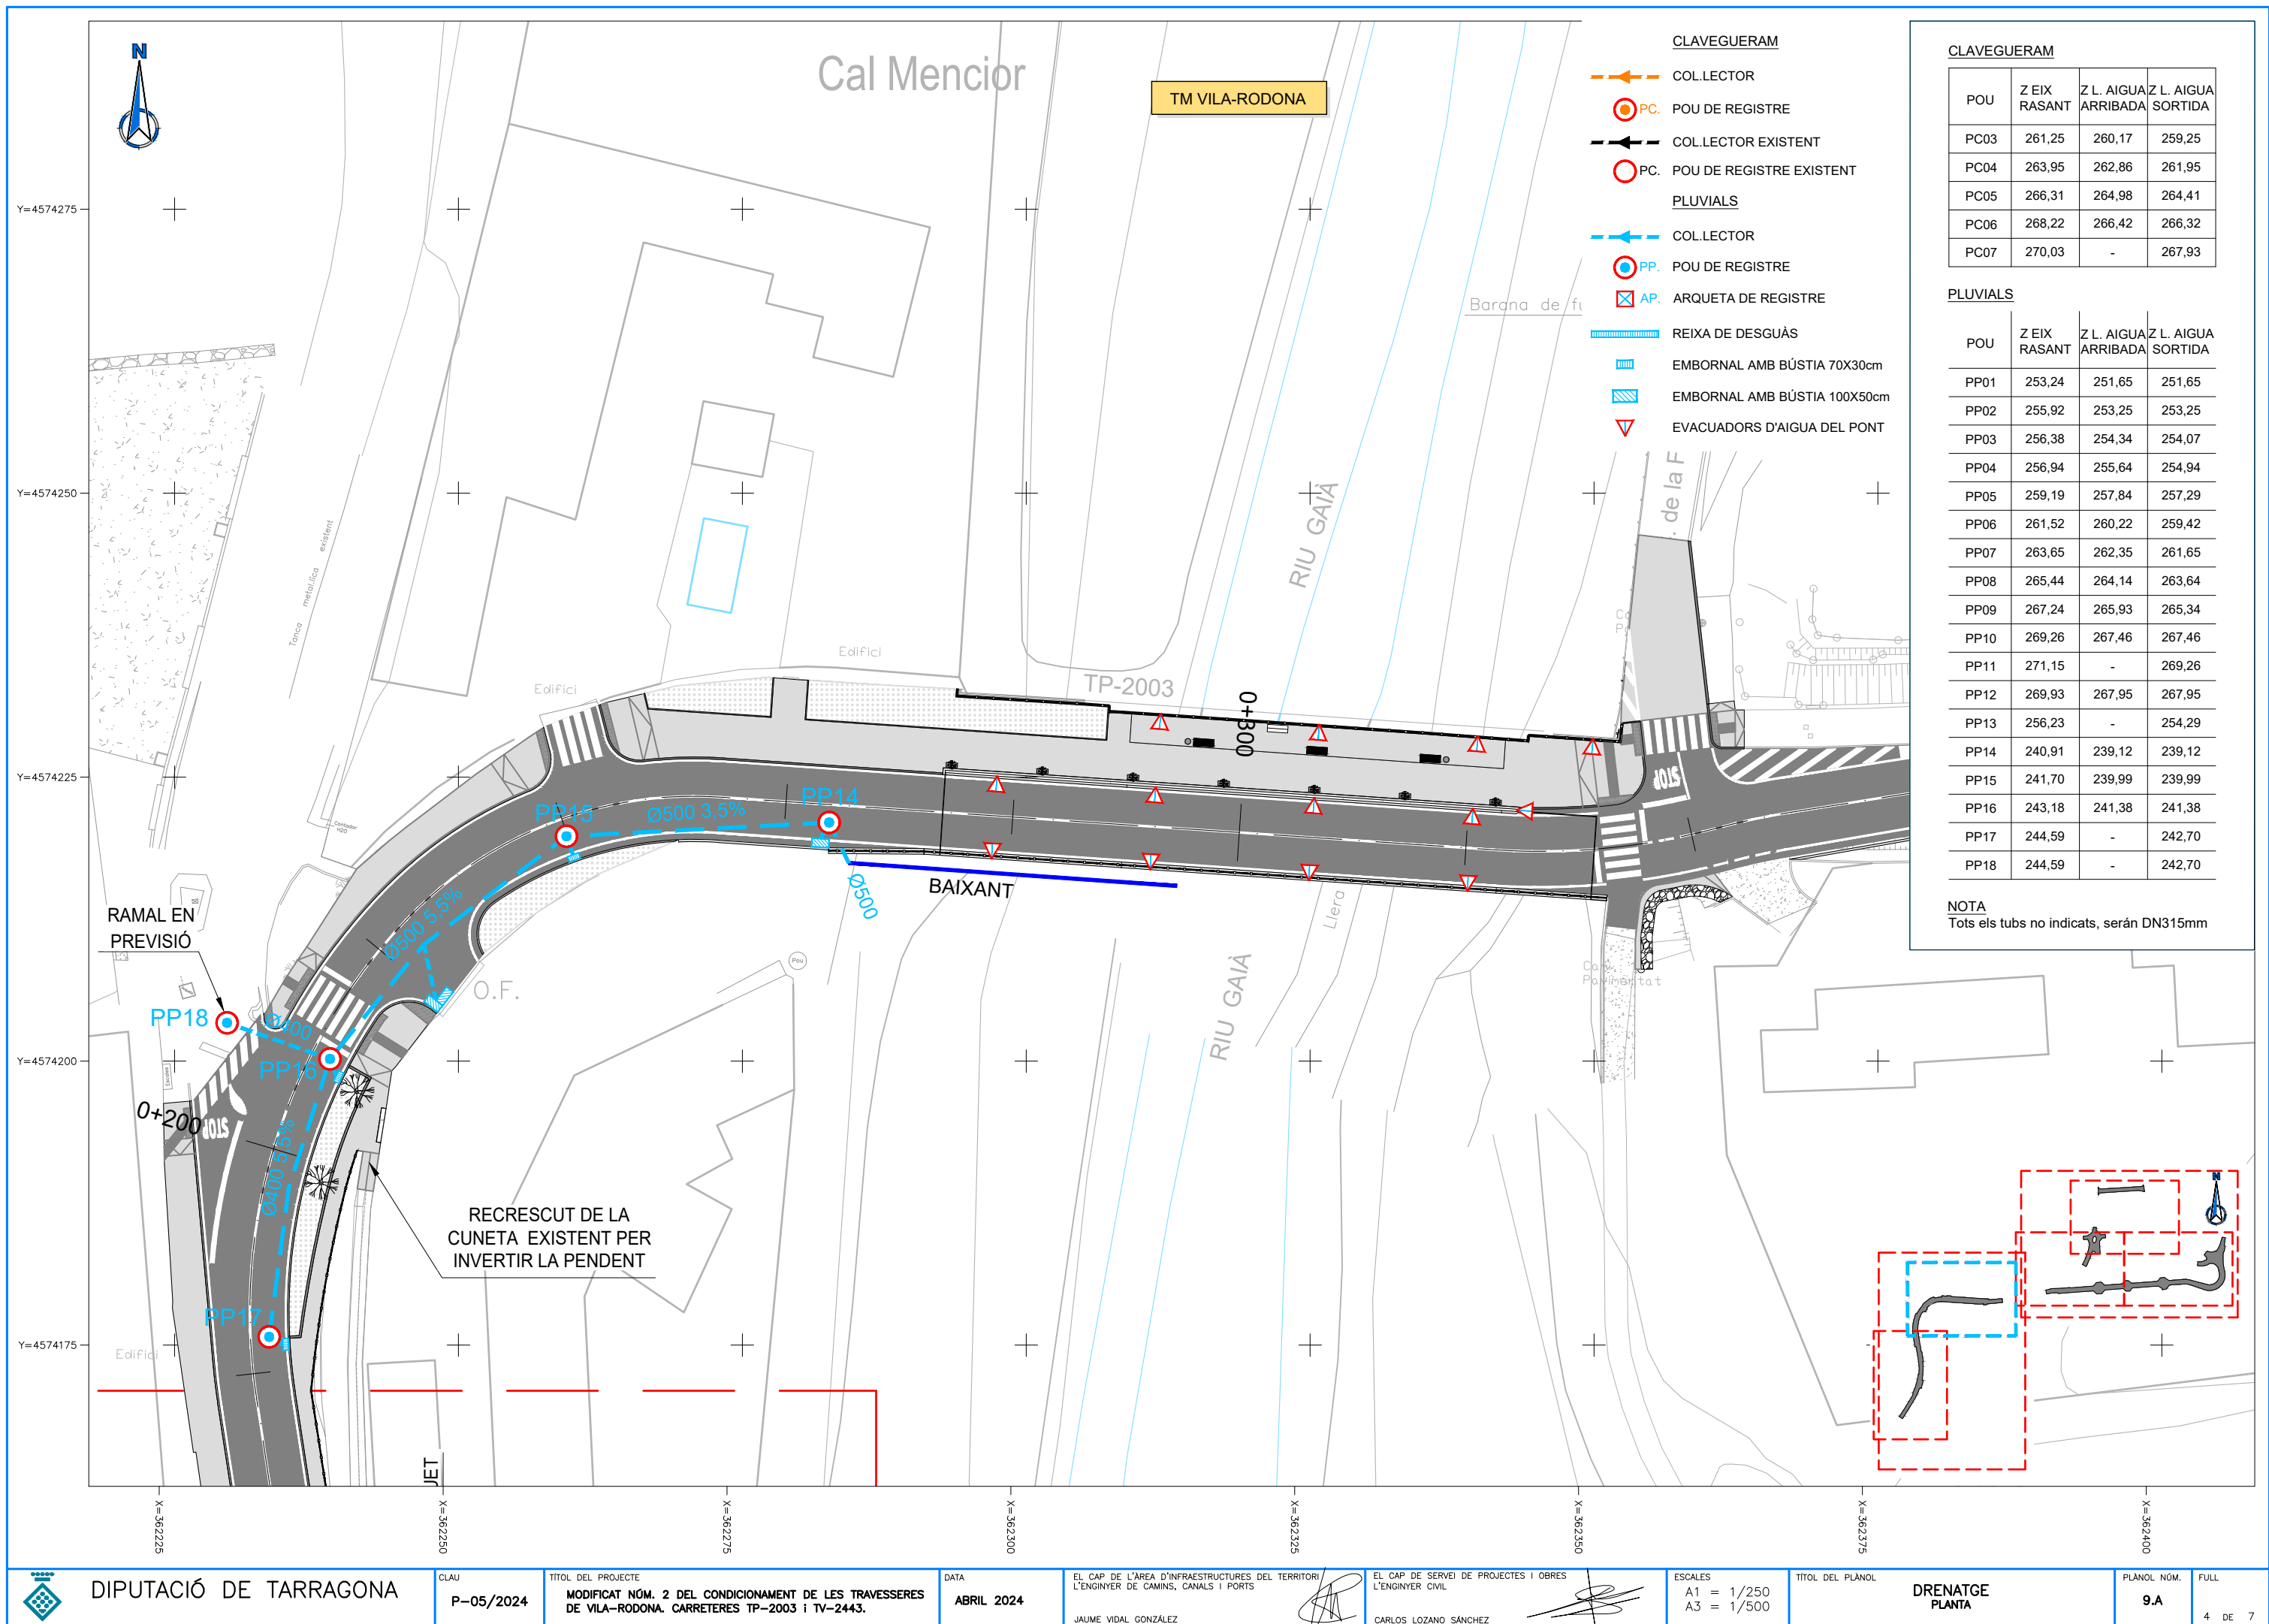

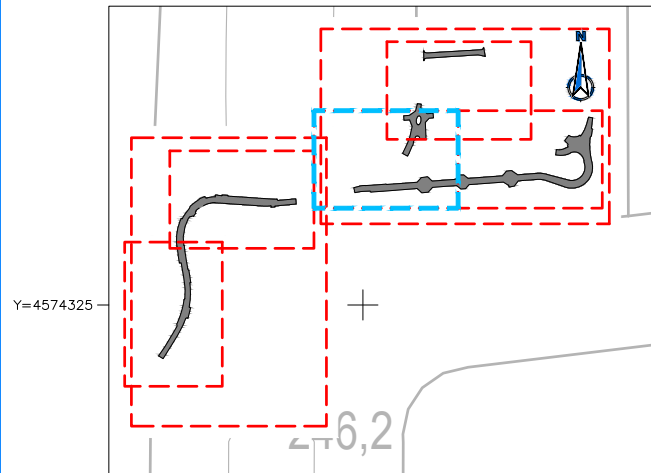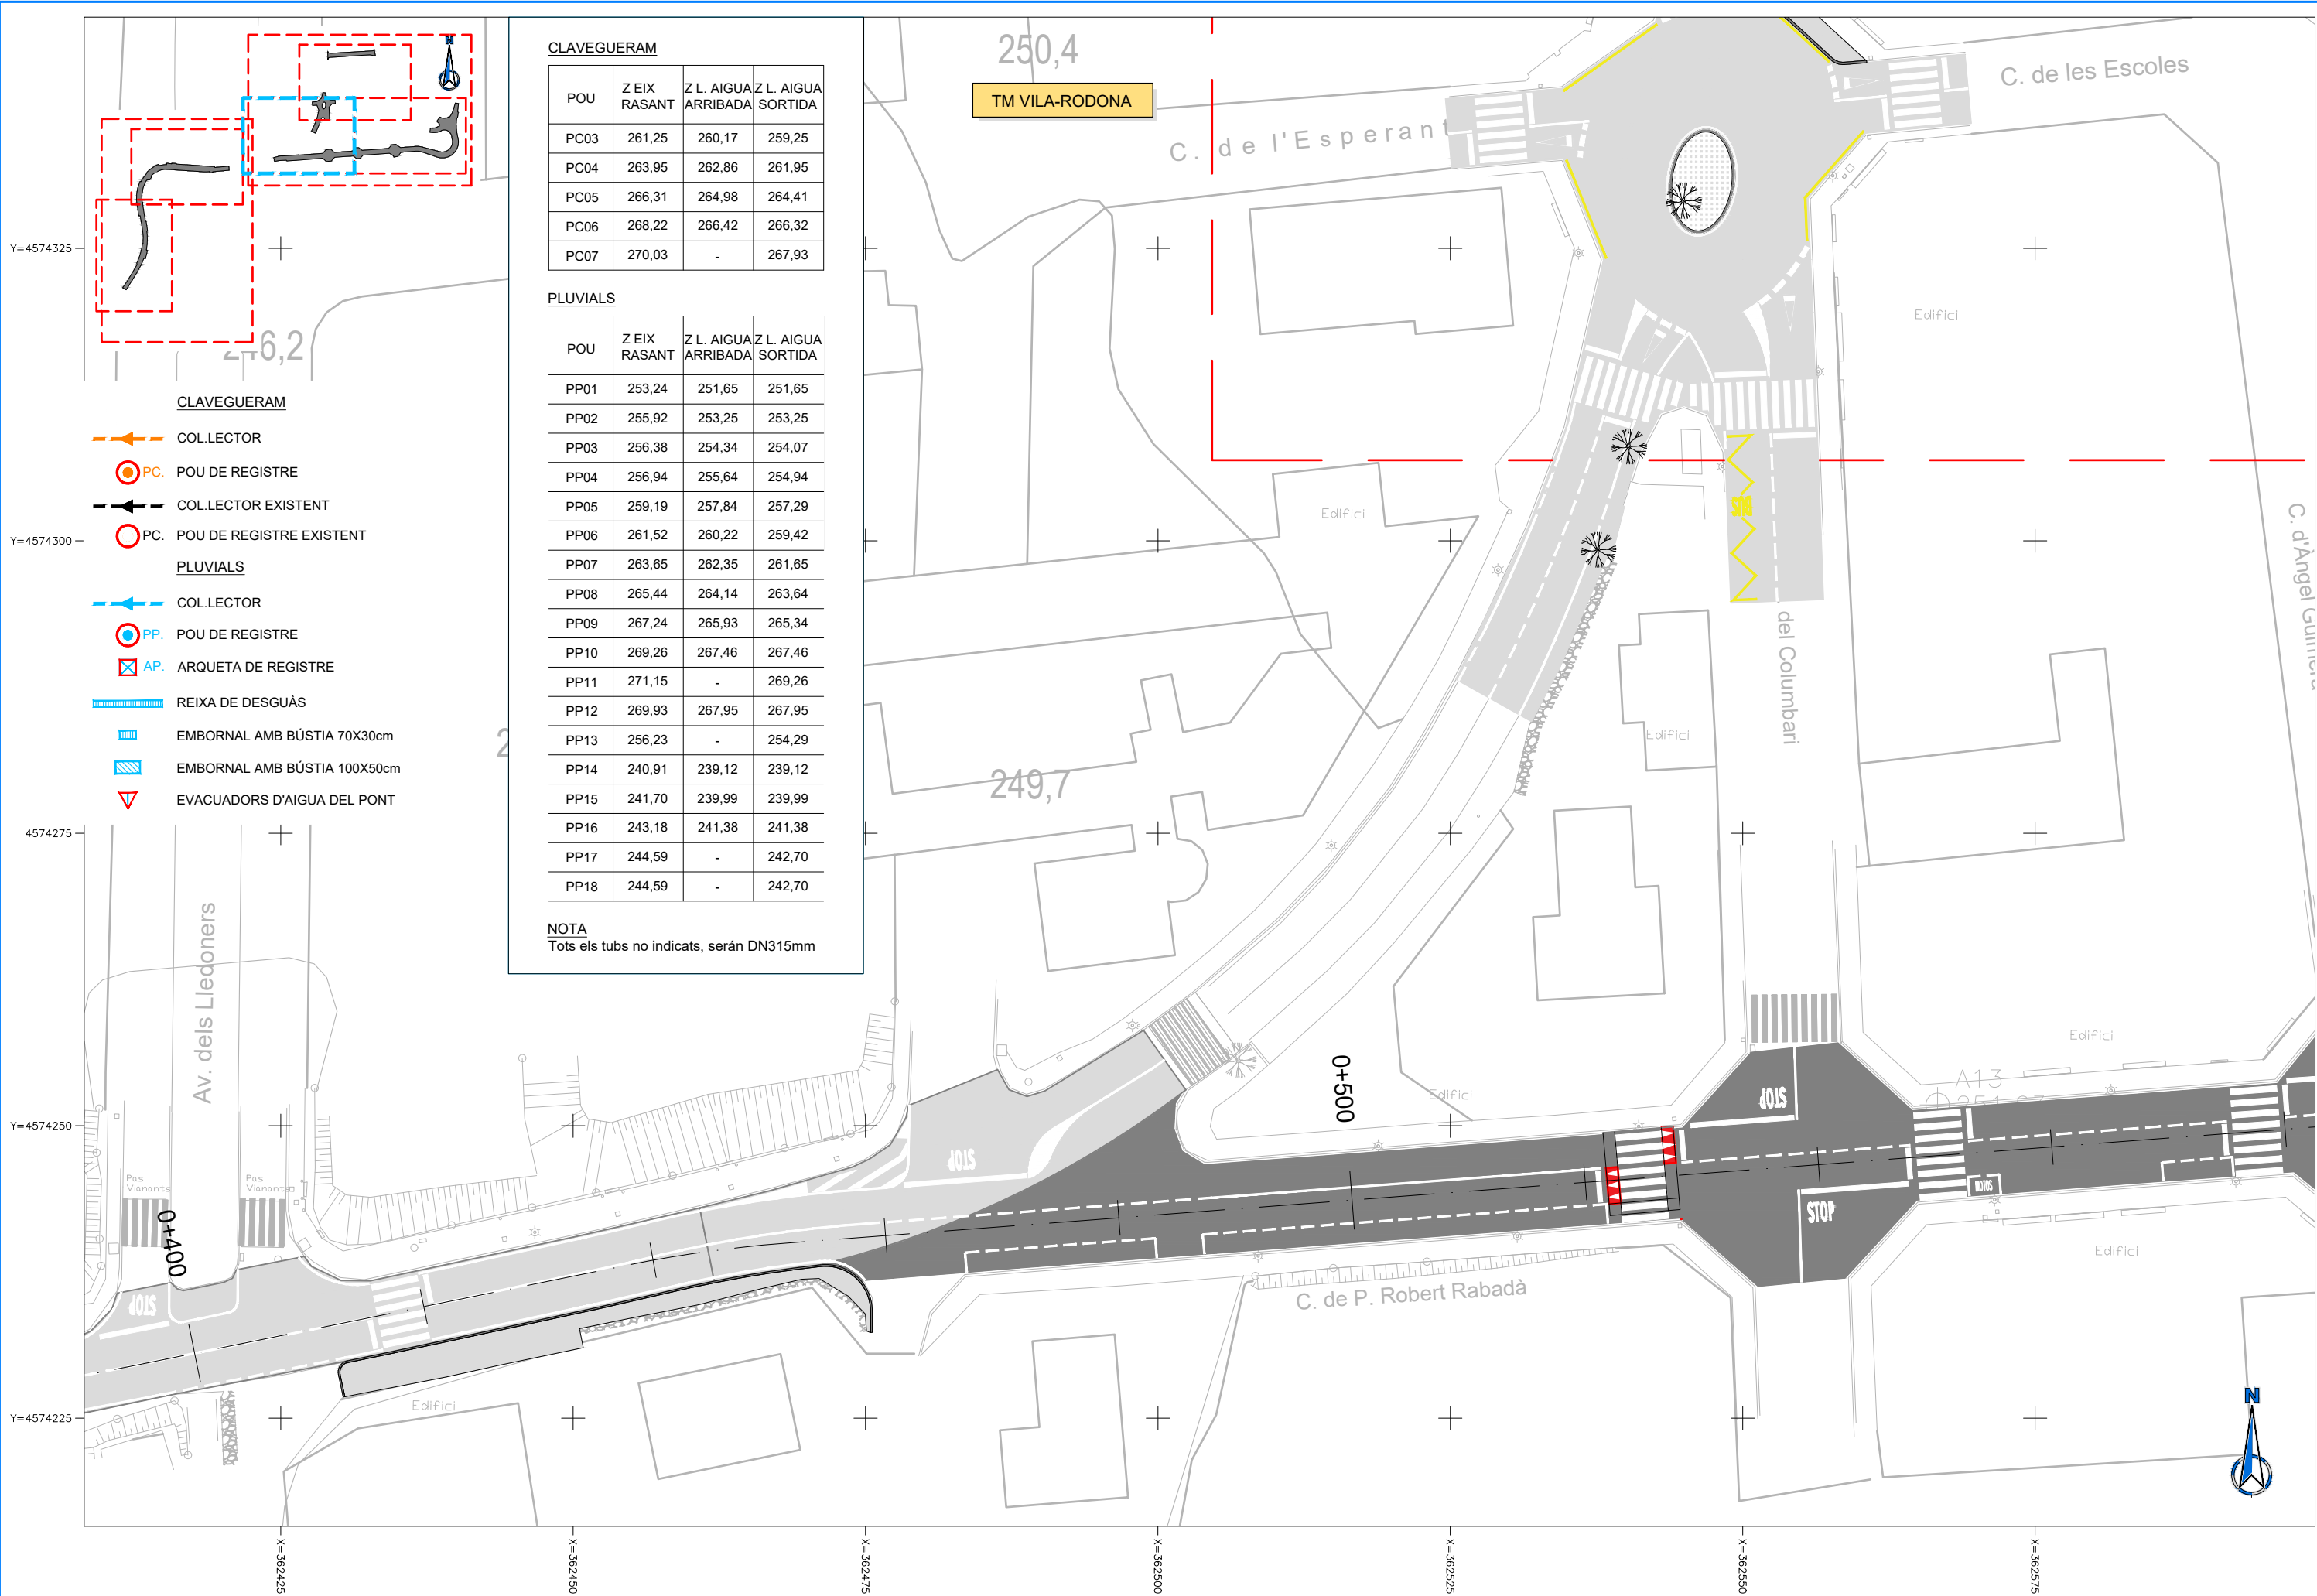


CLAVEGUERAM			
POU	Z EIX RASANT	Z L. AIGUA ARRIBADA	Z L. AIGUA SORTIDA
PC03	261,25	260,17	259,25
PC04	263,95	262,86	261,95
PC05	266,31	264,98	264,41
PC06	268,22	266,42	266,32
PC07	270,03	-	267,93


PLUVIALS			
POU	Z EIX RASANT	Z L. AIGUA ARRIBADA	Z L. AIGUA SORTIDA
PP01	253,24	251,65	251,65
PP02	255,92	253,25	253,25
PP03	256,38	254,34	254,07
PP04	256,94	255,64	254,94
PP05	259,19	257,84	257,29
PP06	261,52	260,22	259,42
PP07	263,65	262,35	261,65
PP08	265,44	264,14	263,64
PP09	267,24	265,93	265,34
PP10	269,26	267,46	267,46
PP11	271,15	-	269,26
PP12	269,93	267,95	267,95
PP13	256,23	-	254,29
PP14	240,91	239,12	239,12
PP15	241,70	239,99	239,99
PP16	243,18	241,38	241,38
PP17	244,59	-	242,70
PP18	244,59	-	242,70

NOTA
Tots els tubs no indicats, serán DN315mm


- CLAVEGUERAM**
- COLLECTOR
 - PC. POU DE REGISTRE
 - COLLECTOR EXISTENT
 - PC. POU DE REGISTRE EXISTENT
- PLUVIALS**
- COLLECTOR
 - PP. POU DE REGISTRE
 - AP. ARQUETA DE REGISTRE
 - REIXA DE DESGUÀS
 - EMBORNAL AMB BÚSTIA 70X30cm
 - EMBORNAL AMB BÚSTIA 100X50cm
 - EVACUADORS D'AIGUA DEL PONT

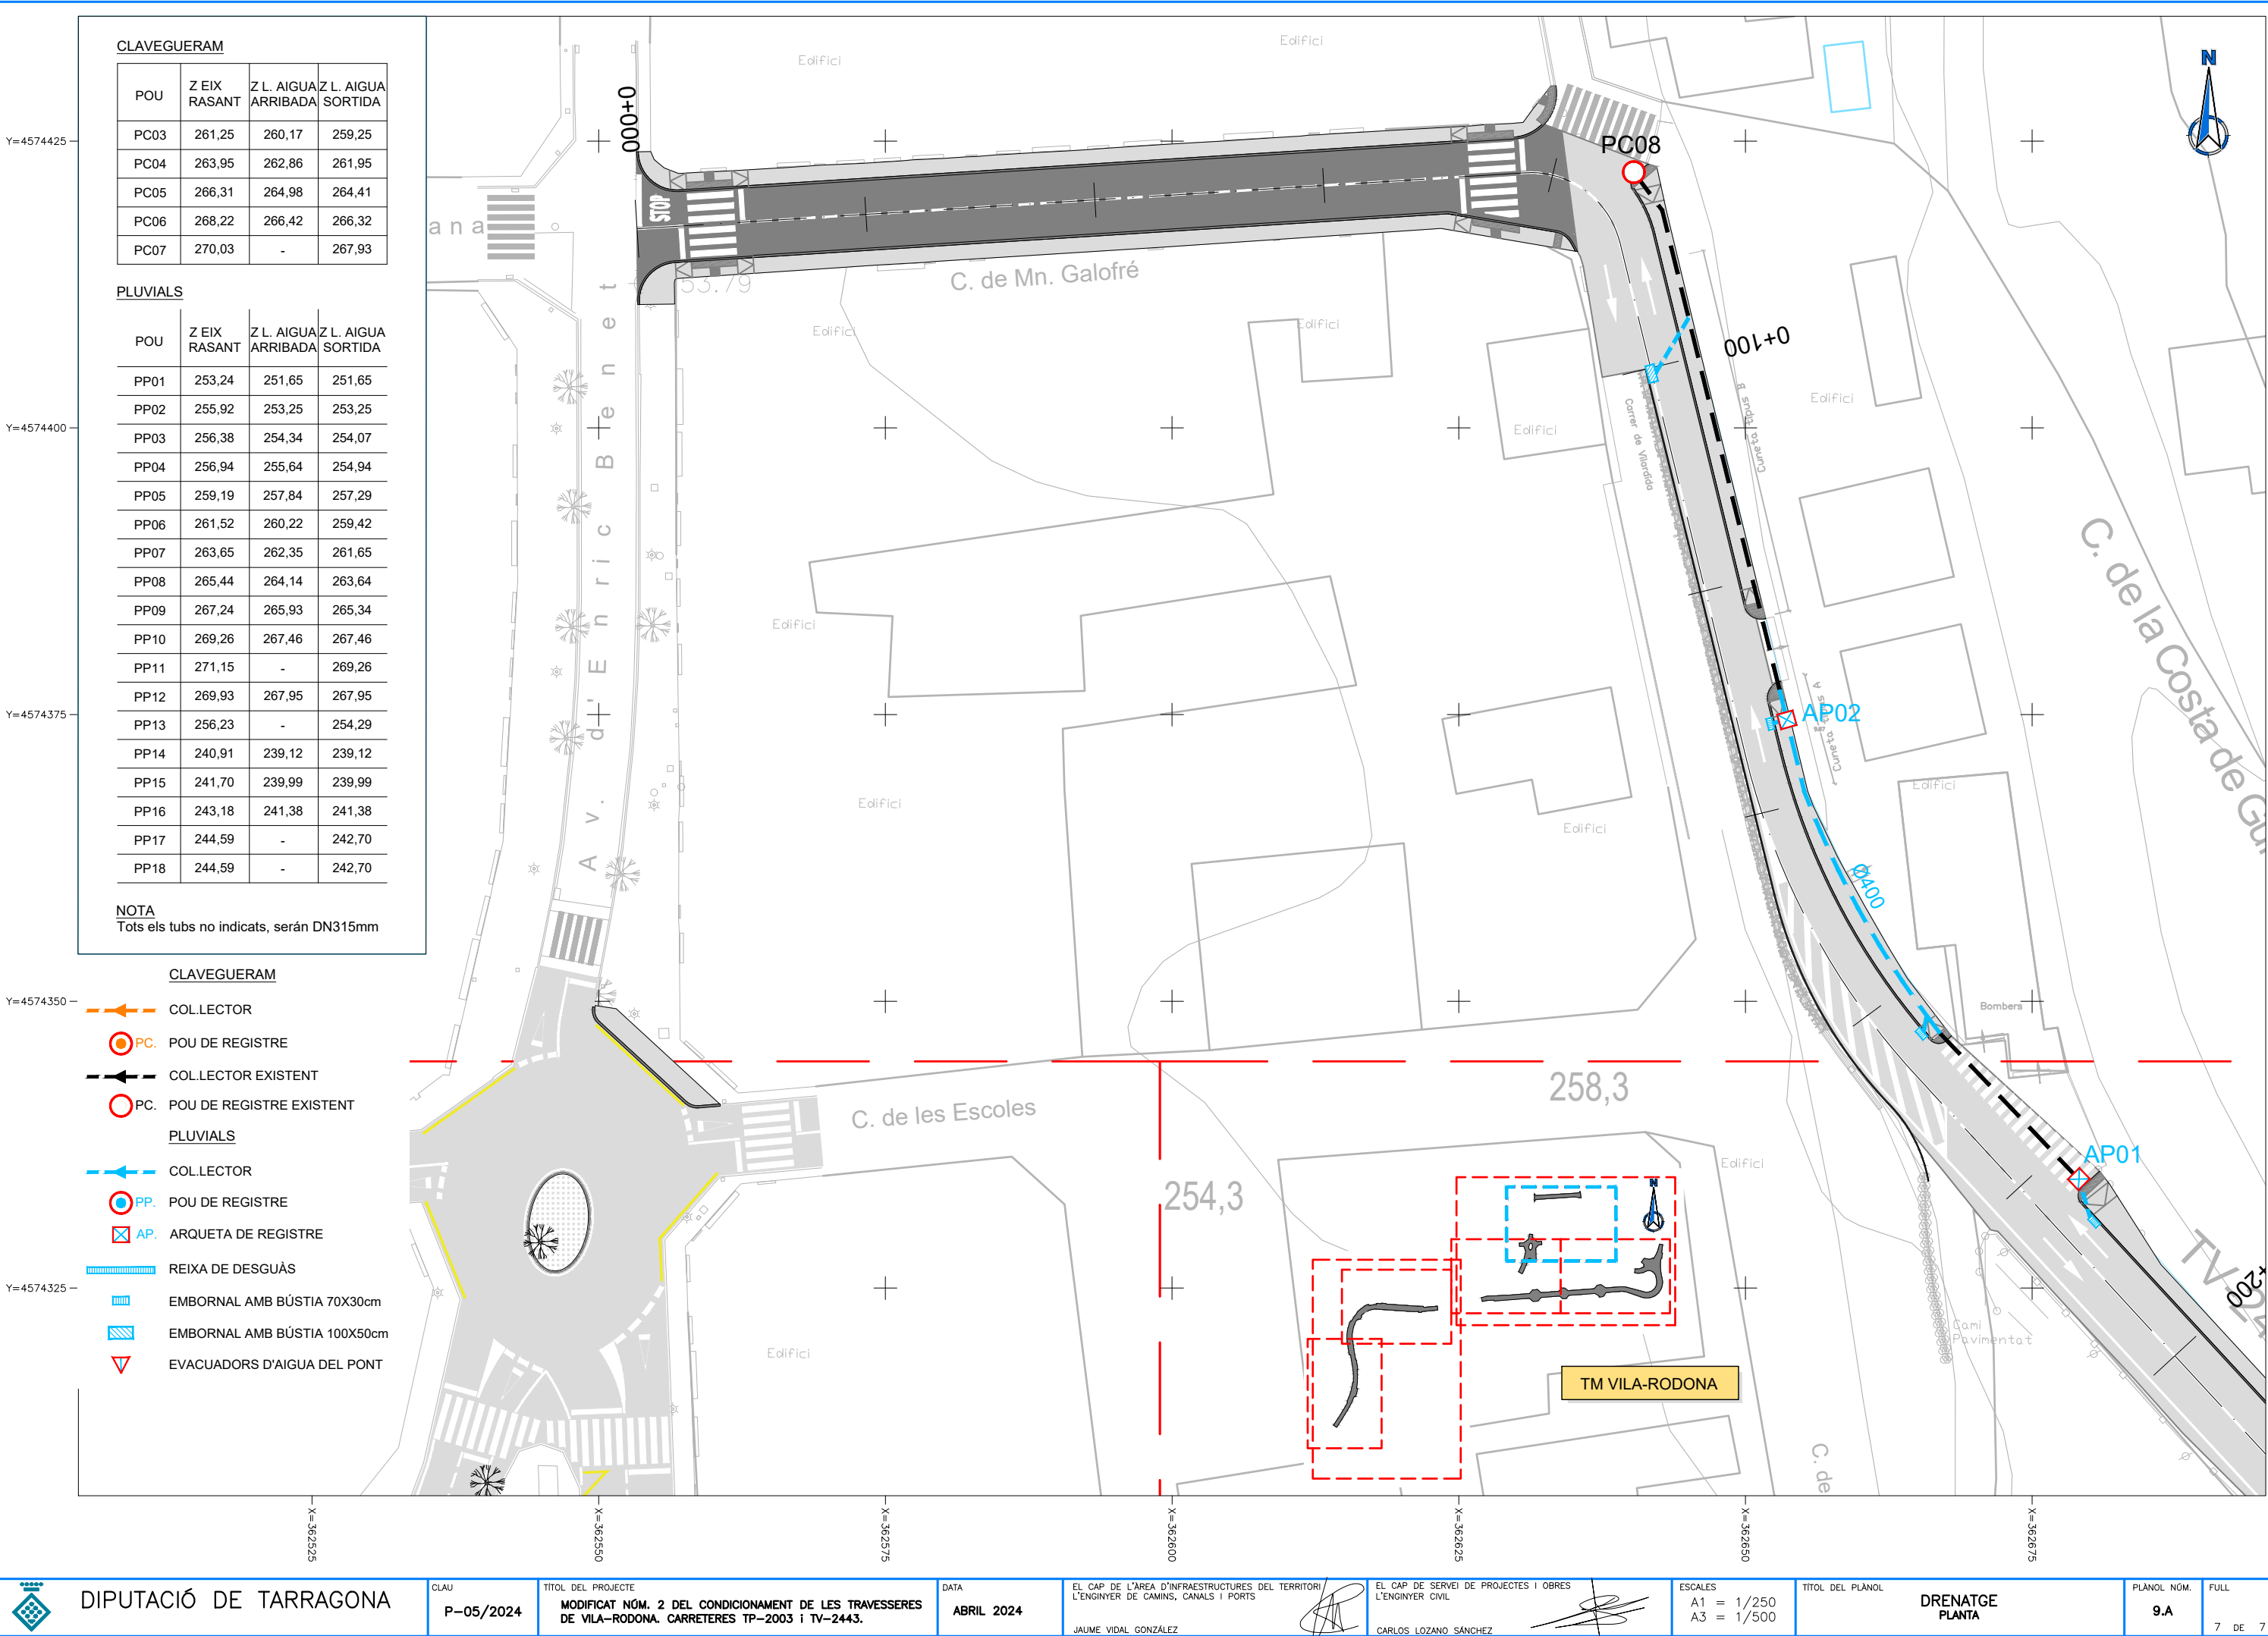


DESGUÀS DE BAIXANTS
EN CUNETA DE PEU DE TERRAPLE
ESCALA A1= 1/25
ESCALA A3= 1/50
SECCIO B - B

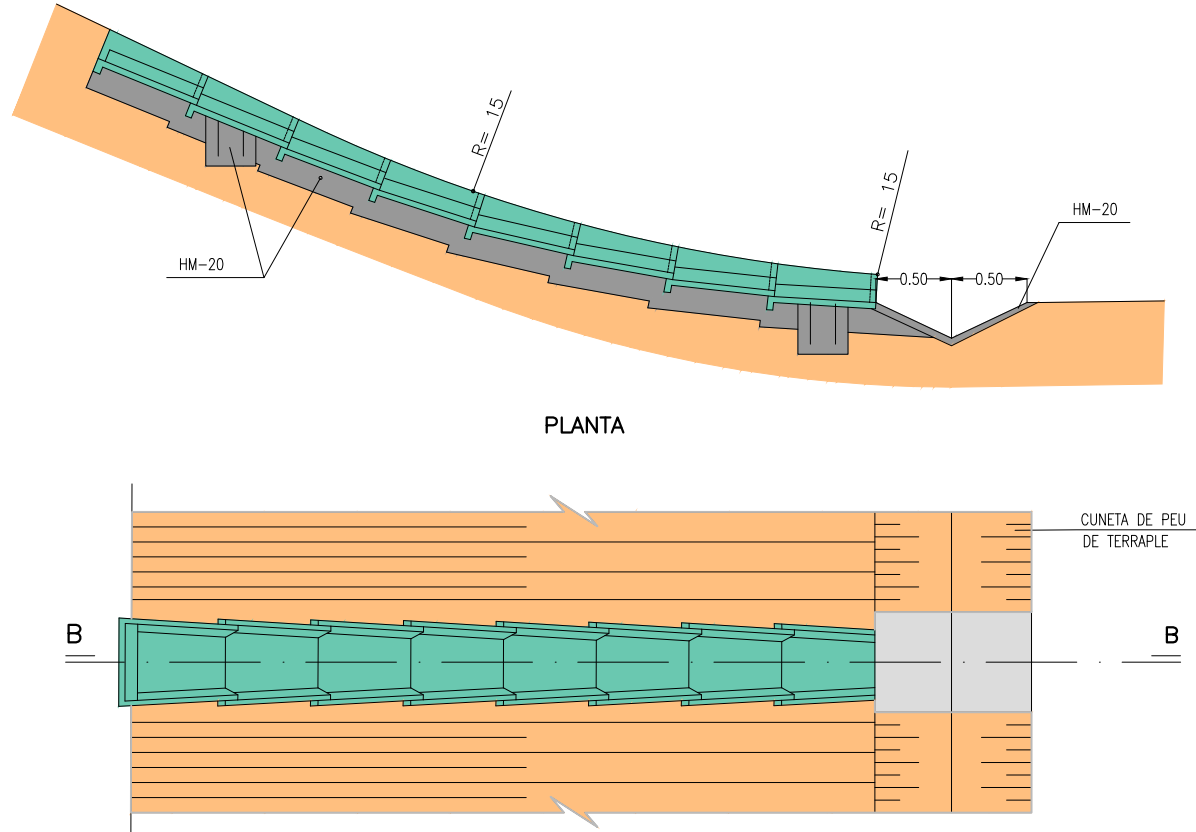






CONNEXIO DE VORADA AMB BAIXANT
PLANTA
ESCALA A1= 1/20
ESCALA A3= 1/40

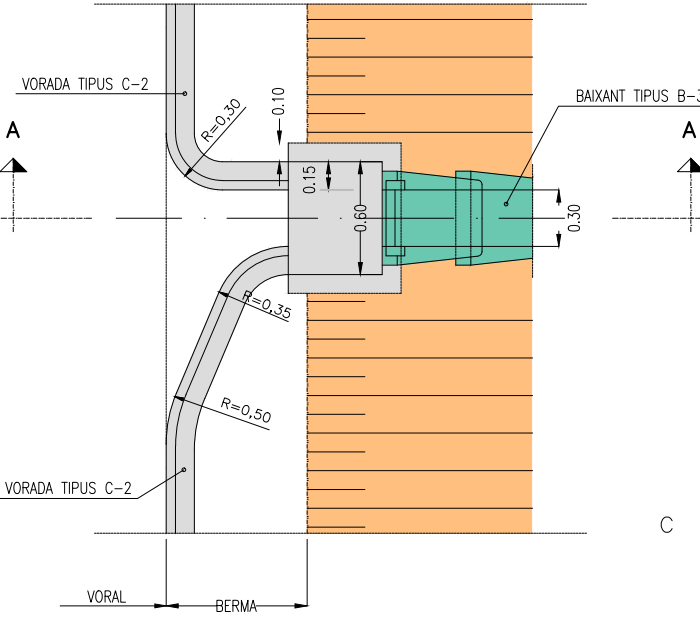


SECCIO A-A
ESCALA A1= 1/25
ESCALA A3= 1/50

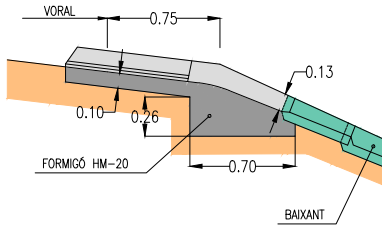


DETALL BAIXANT "B-3"
ESCALA A1= 1/12.5
ESCALA A3= 1/25

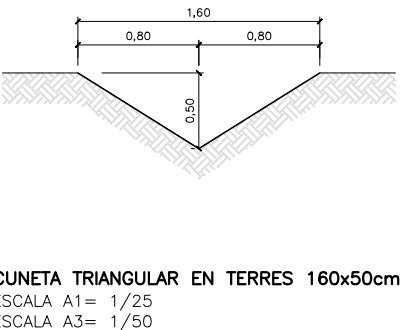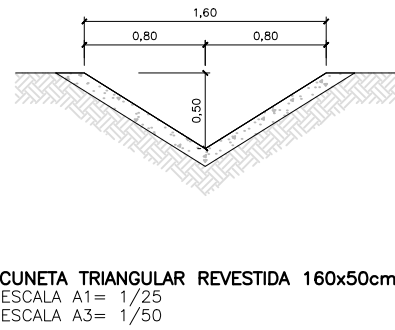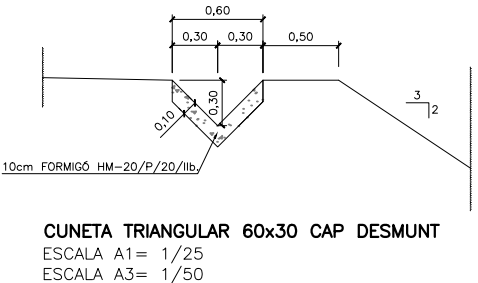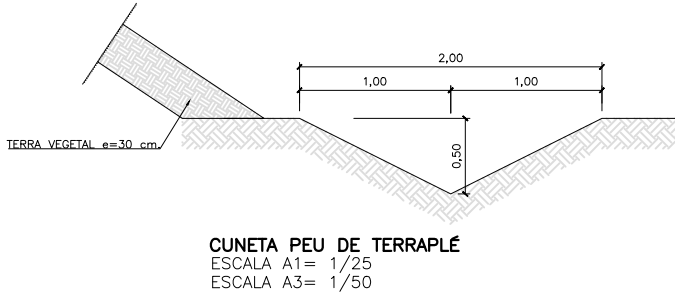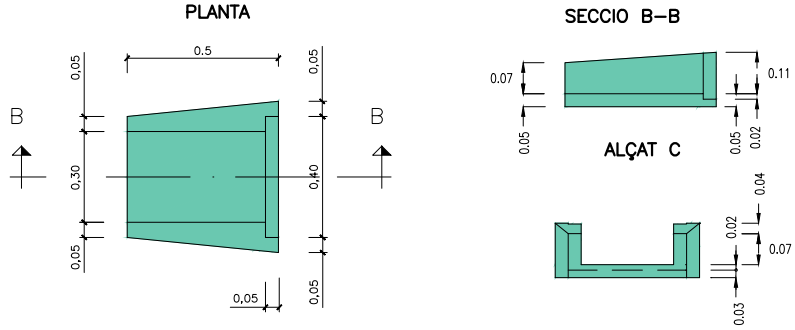

CUNETA TRANSITABLE 120 cm
AMB TUB DRENATGE SOTA CUNETA
ESCALA = 1/50

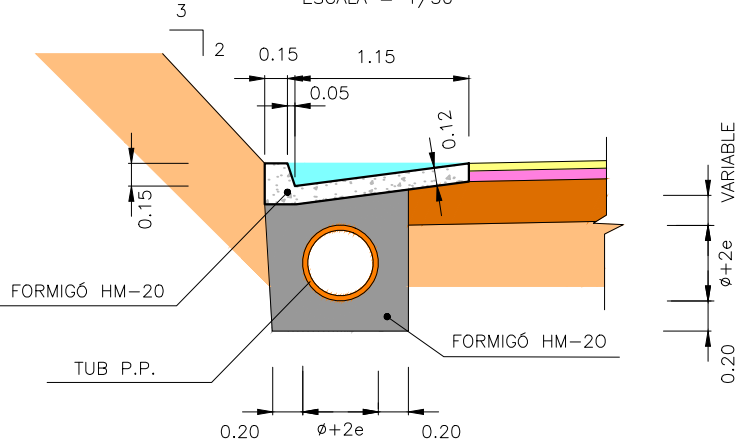

CUNETA TRANSITABLE 120 cm
ESCALA = 1/50

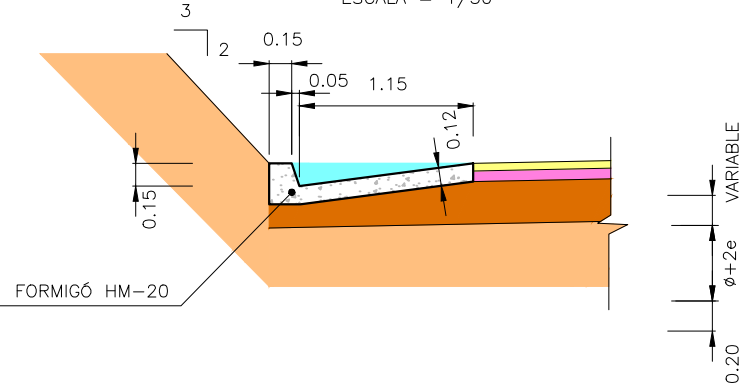

[illegible]

*H $\geq$ 1.30 ESTREBAT

REBLIMENT DE TERRA

REBLIMENT DE SORRA

PUNT DEFINICIÓ RASANT

TUB PP COARRUGAT

> 0.80

0.20

0.20

$\phi + 2e$

DN

$\phi + 2e$

DN

H^*

*H $\geq$ 1.30 ESTREBAT

(COTAS EN CMS.)

A schematic diagram of a two-layer system. The top layer is grey and the bottom layer is white. The interface between them is orange and wavy. A vertical arrow labeled ϕ points down from the top layer to the interface. Another vertical arrow labeled ϕ points down from the interface to the bottom layer. A vertical double-headed arrow on the right is labeled DN .

[illegible]

*H > 1,30 ESTREBAT

FERM MBC

40 CM. TOT-U ARTIFICIAL

REBLIMENT I COMPACTACIÓ DE TERRES

TUB DE FORMIGÓ

PUNT DEFINICIÓ RASANT

HM-20

variable

0,20

H^*

$\phi + 2e$

0,20

0,20

$\phi + 2e$

a













b

$H > 1,30$ ESTREBAT



*H > 1,30 ESTREBAT

ϕ	α	b	e
50	60	100	5
60	71	111	5.5
80	92.4	132.4	6.2
100	119	159	9.5
120	141	181	10.5
150	175	215	12.5

A schematic diagram of a three-layered cylindrical structure. The top layer is orange, the middle layer is white, and the bottom layer is gray. The total height of the structure is labeled as $\phi + 2e$ on the right side.

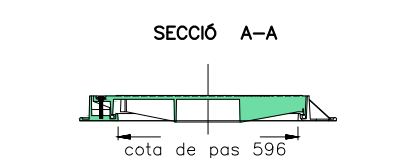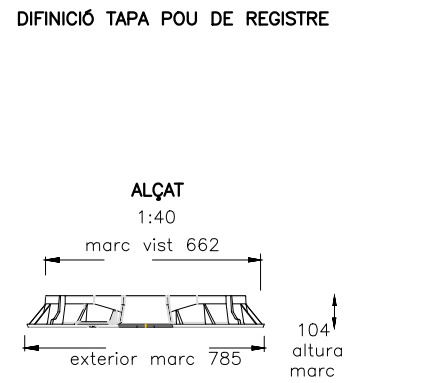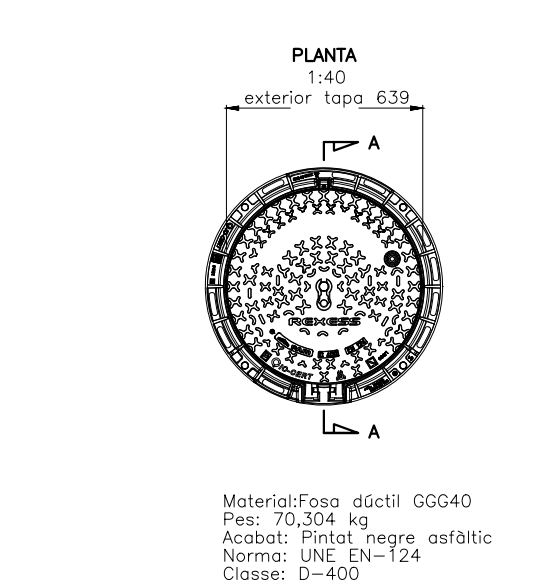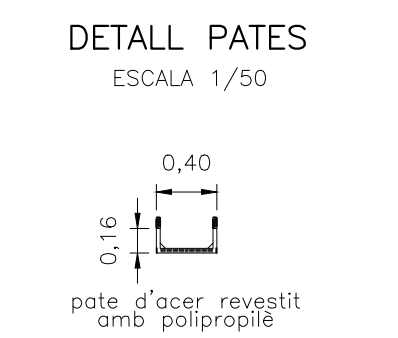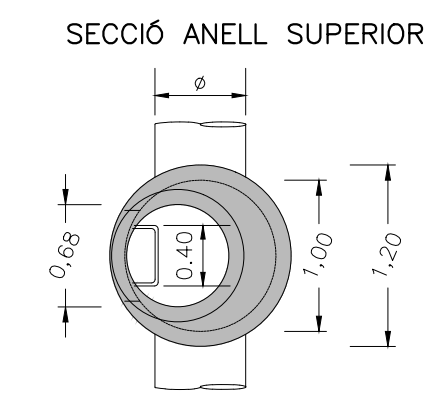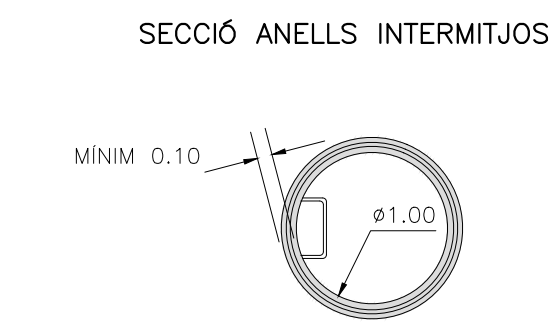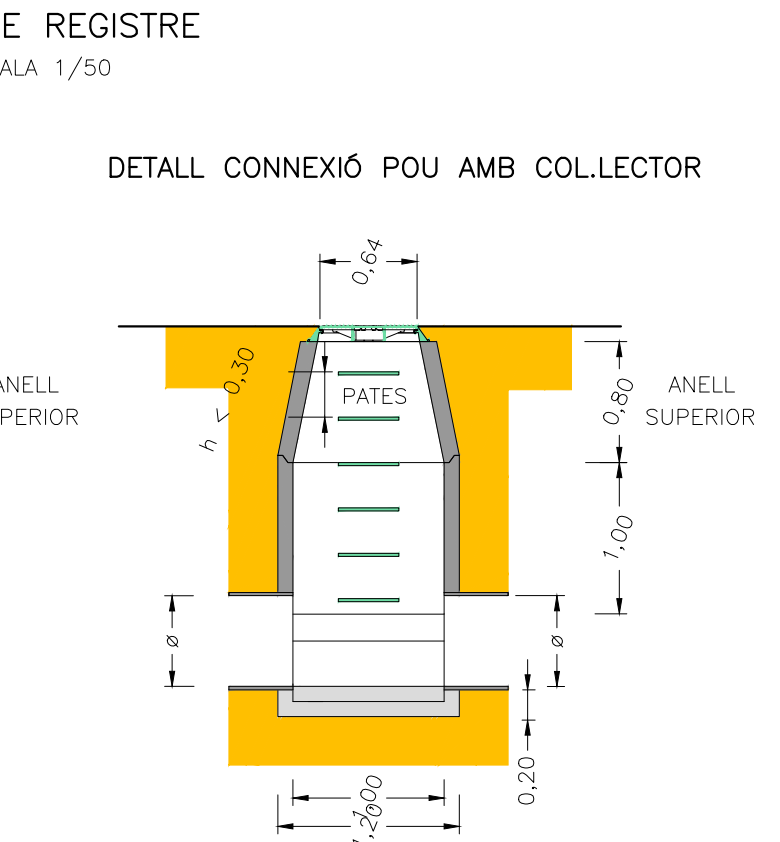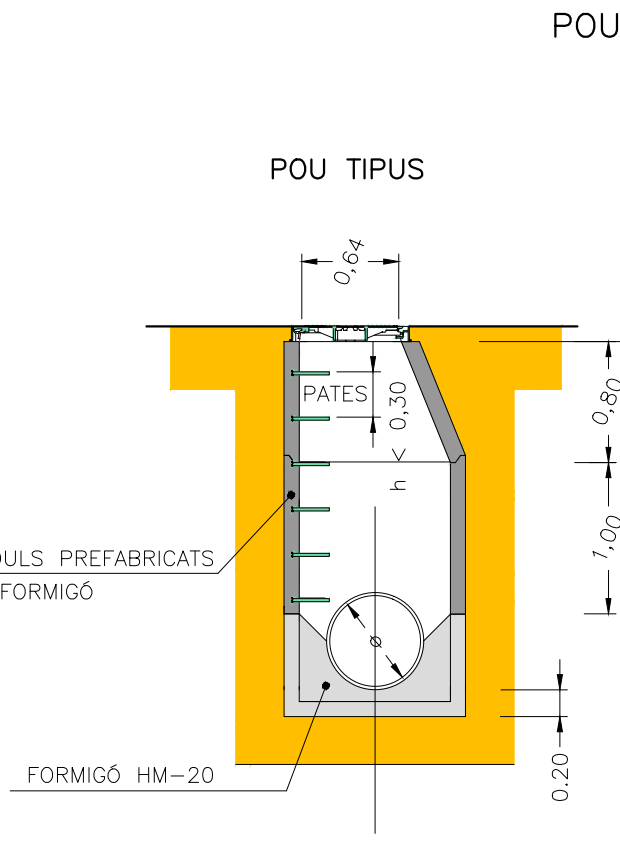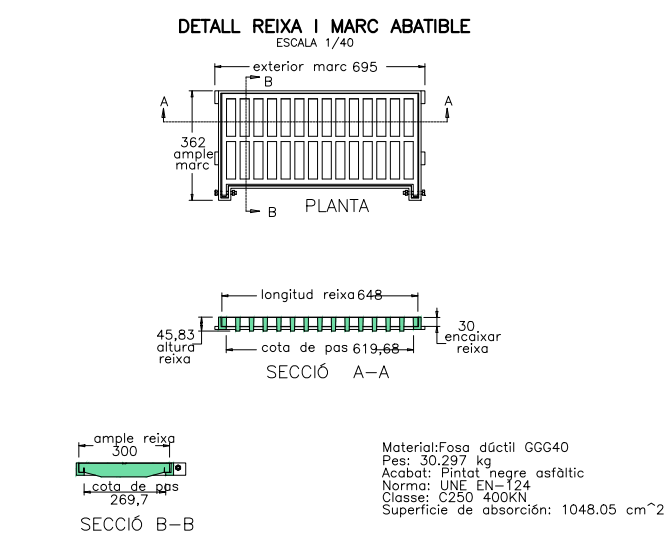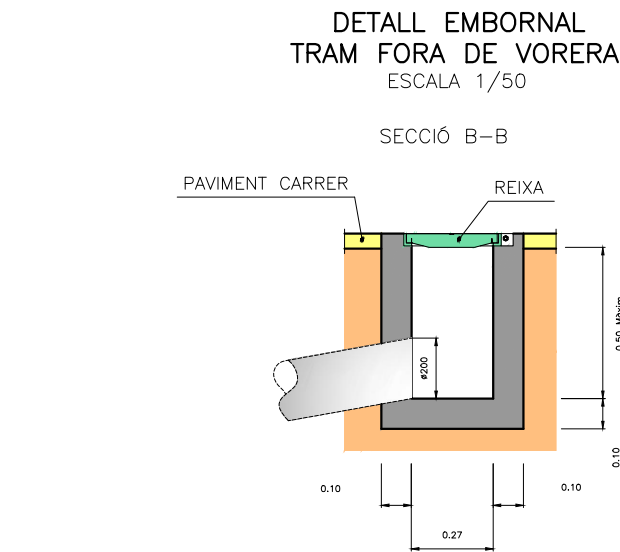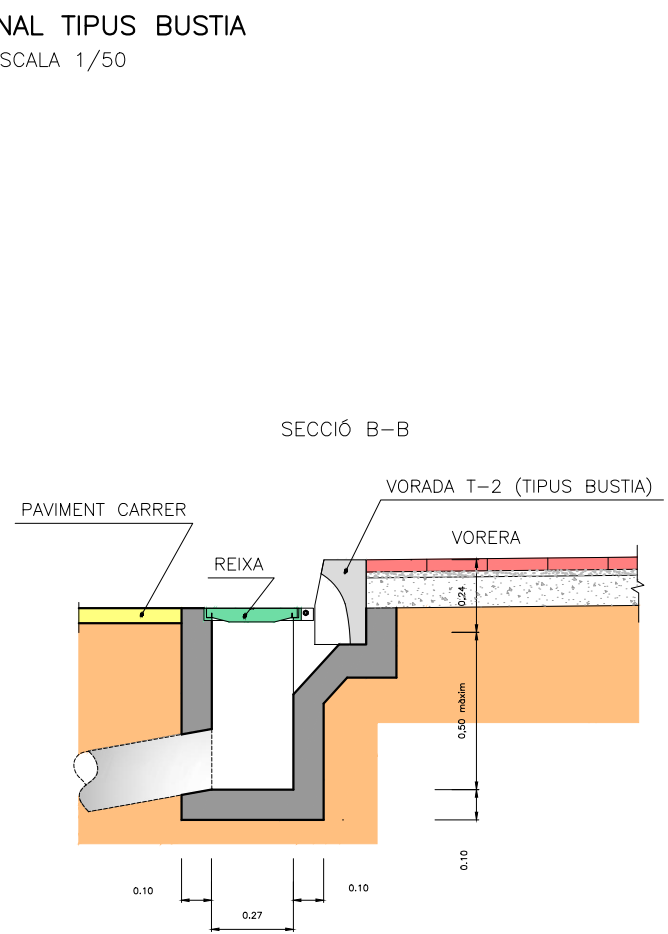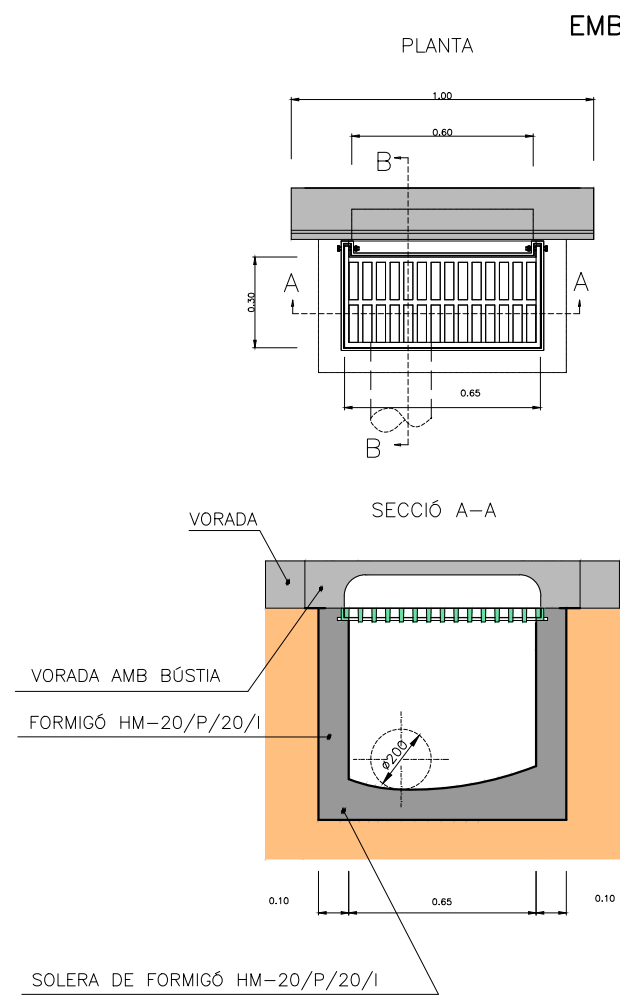


P-2003

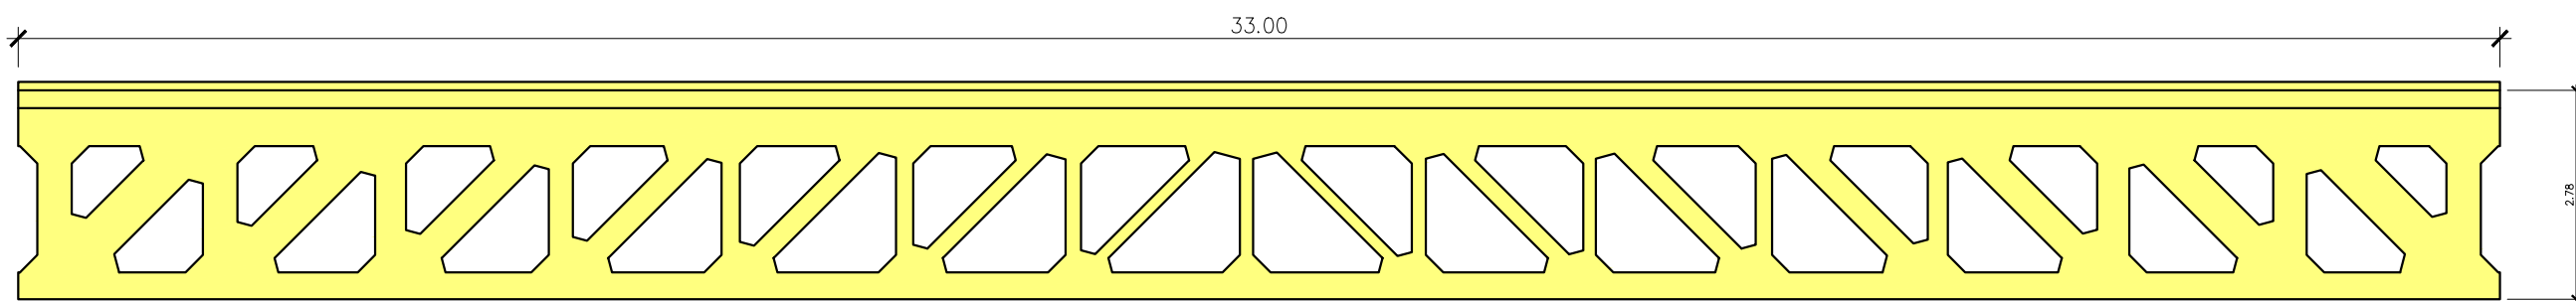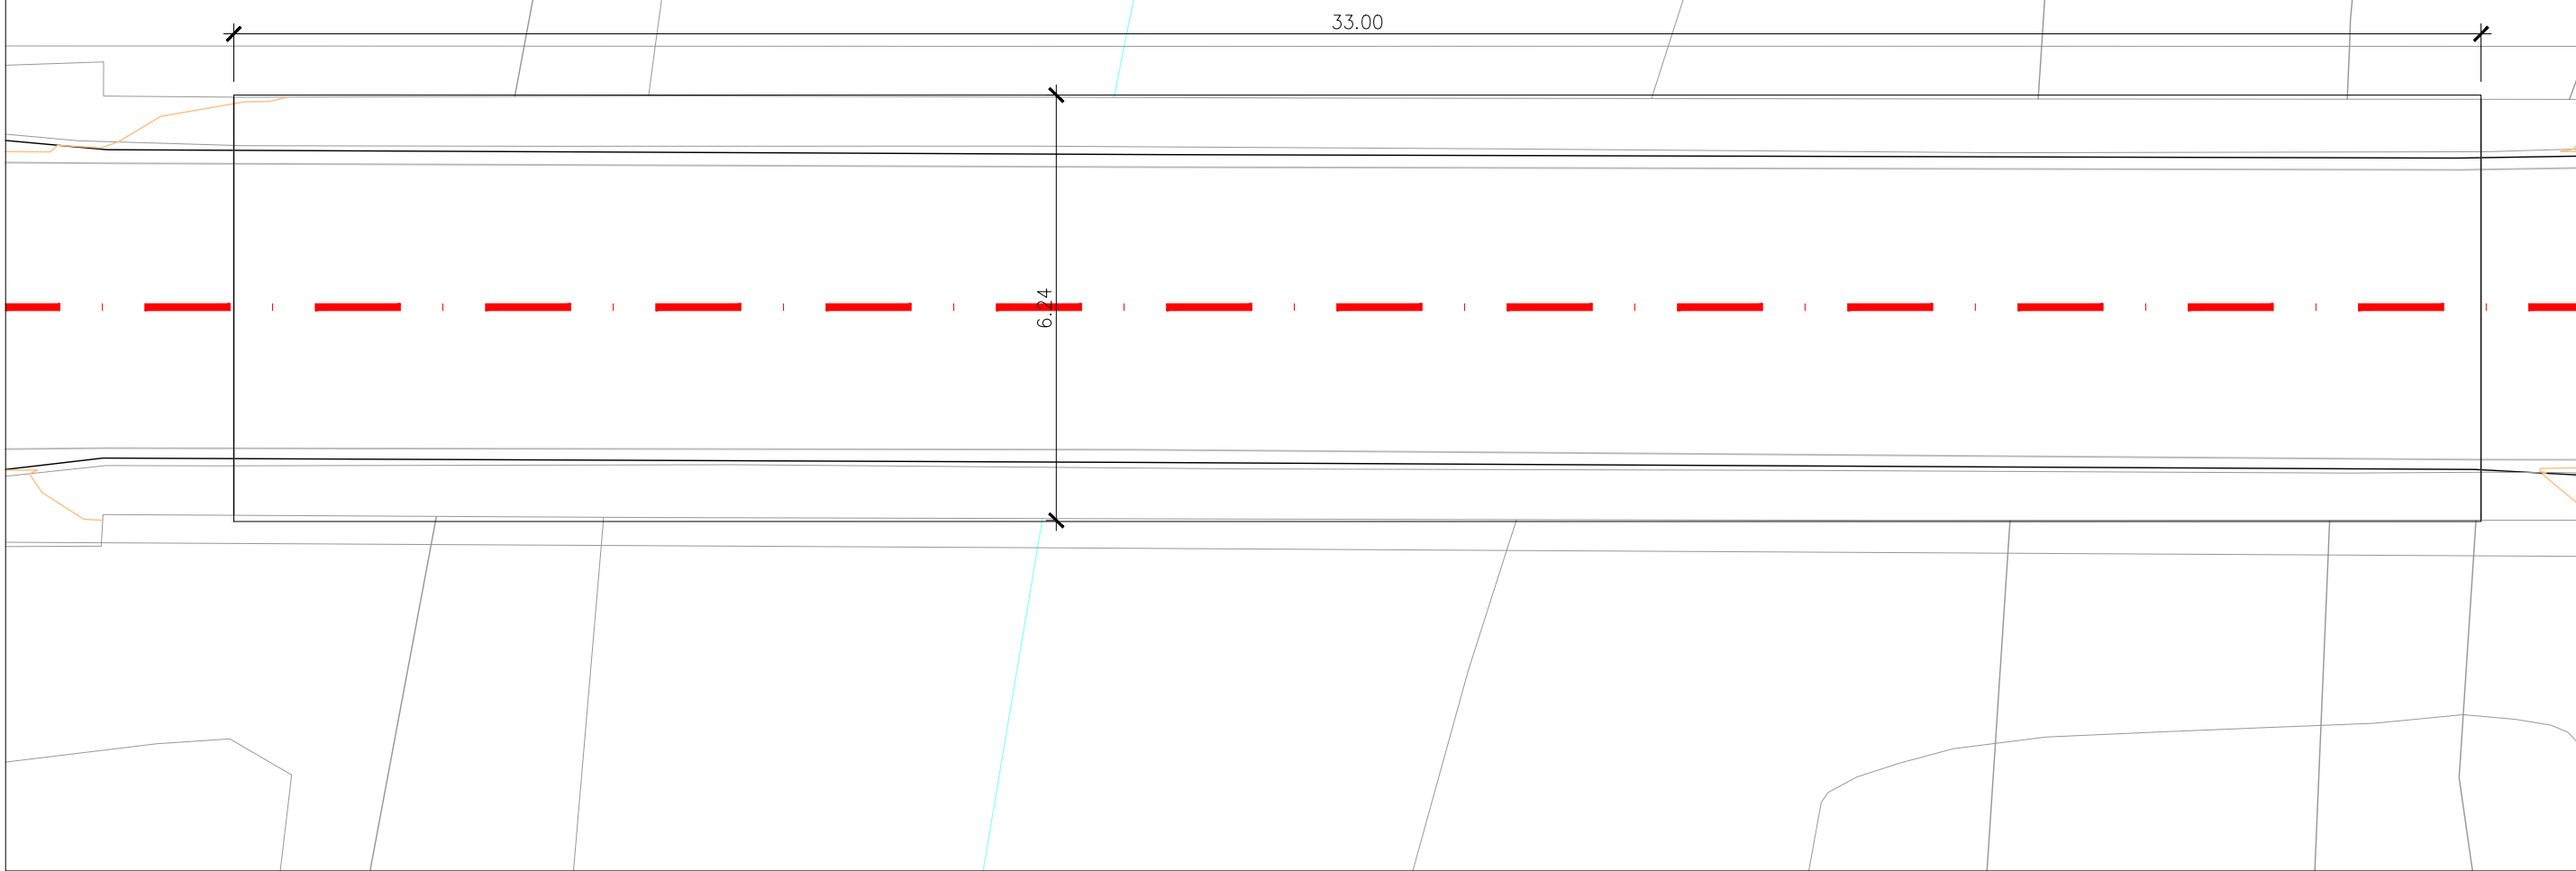

PLANTA I ALÇAT
ESCALA 1:100

SECCIÓ TRANSVERSAL ESTRUCTURA PONT
ESCALA 1:100

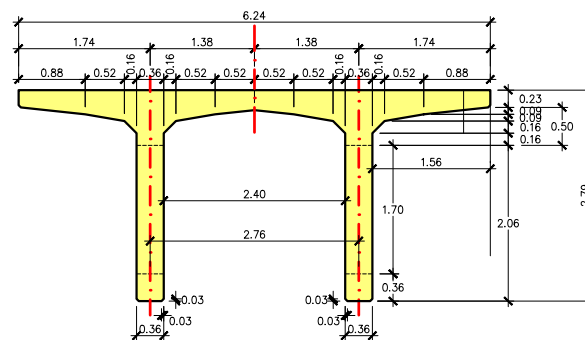

DIPUTACIÓ DE TARRAGONA

CLAU

P-05/2024

TÍTOL DEL PROJECTE

MODIFICAT NÚM. 2 DEL CONDICIONAMENT DE LES TRAVESSERES
DE VILA-RODONA. CARRETERES TP-2003 i TV-2443.

DATA

ABRIL 2024

EL CAP DE L'ÀREA D'INFRAESTRUCTURES DEL TERRITORI
L'ENGINYER DE CAMINS, CANALS I PORTS

JAUME VIDAL GONZÁLEZ

EL CAP DE SERVEI DE PROJECTES I OBRES
L'ENGINYER CIVIL

CARLOS LOZANO SÁNCHEZ

ESCALES

A1 = 1/100
A3 = 1/200

TÍTOL DEL PLÀNOL

ESTRUCTURES
PONT EXISTENT SOBRE EL RIU GAIA






PLÀNOL NÚM.

10.A



FULL

1 DE 3


VISTA DESPLEGADA DE LA BIGA DEL PONT ACTUAL
ESCALA 1:100

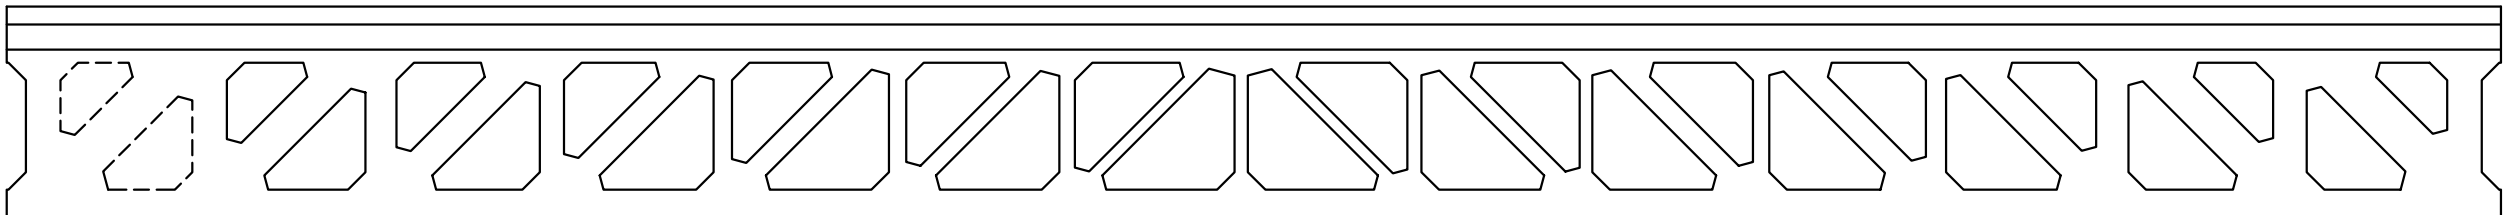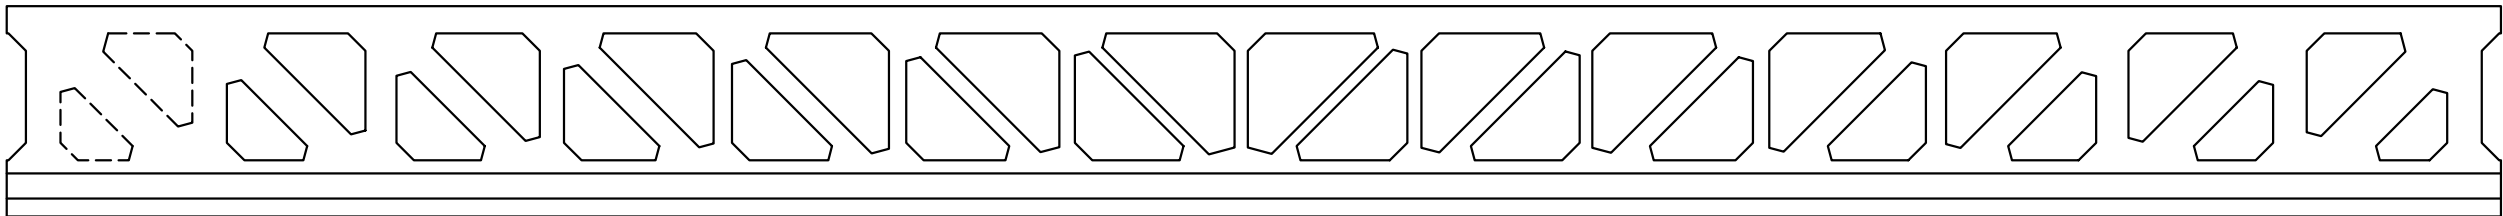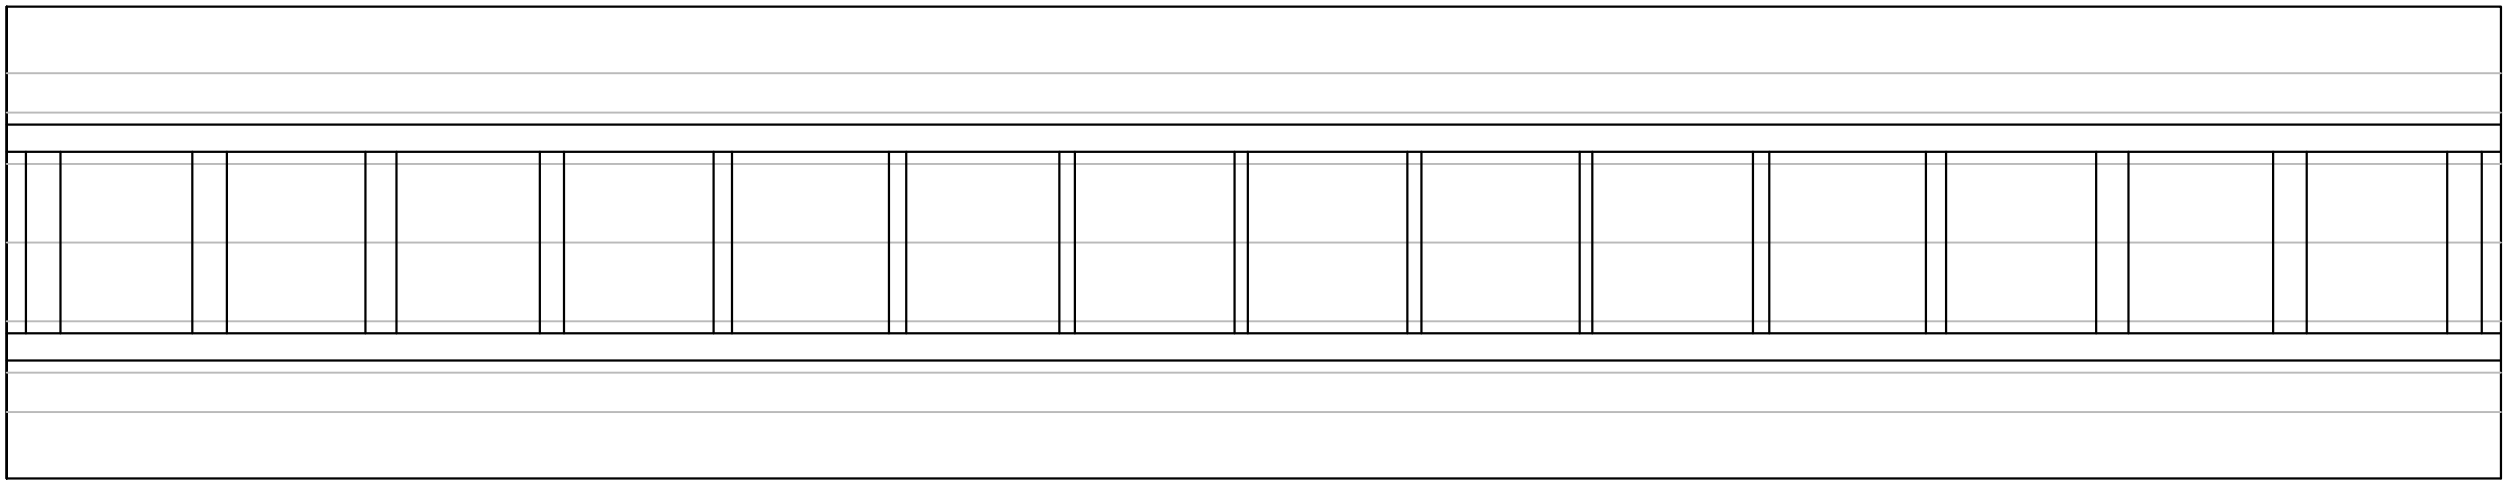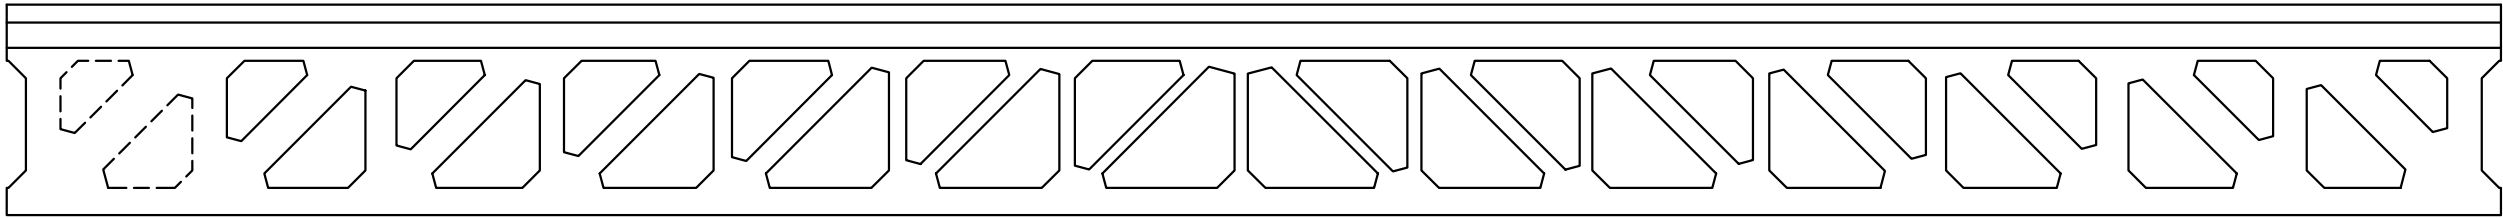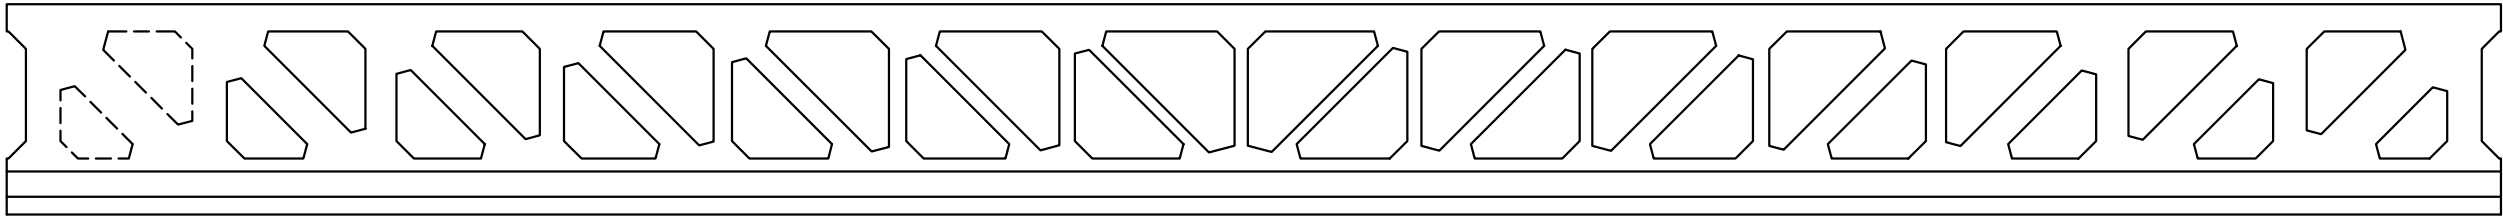


SECCIÓ TRANSVERSAL ESTRUCTURA PONT
ESCALA 1:100

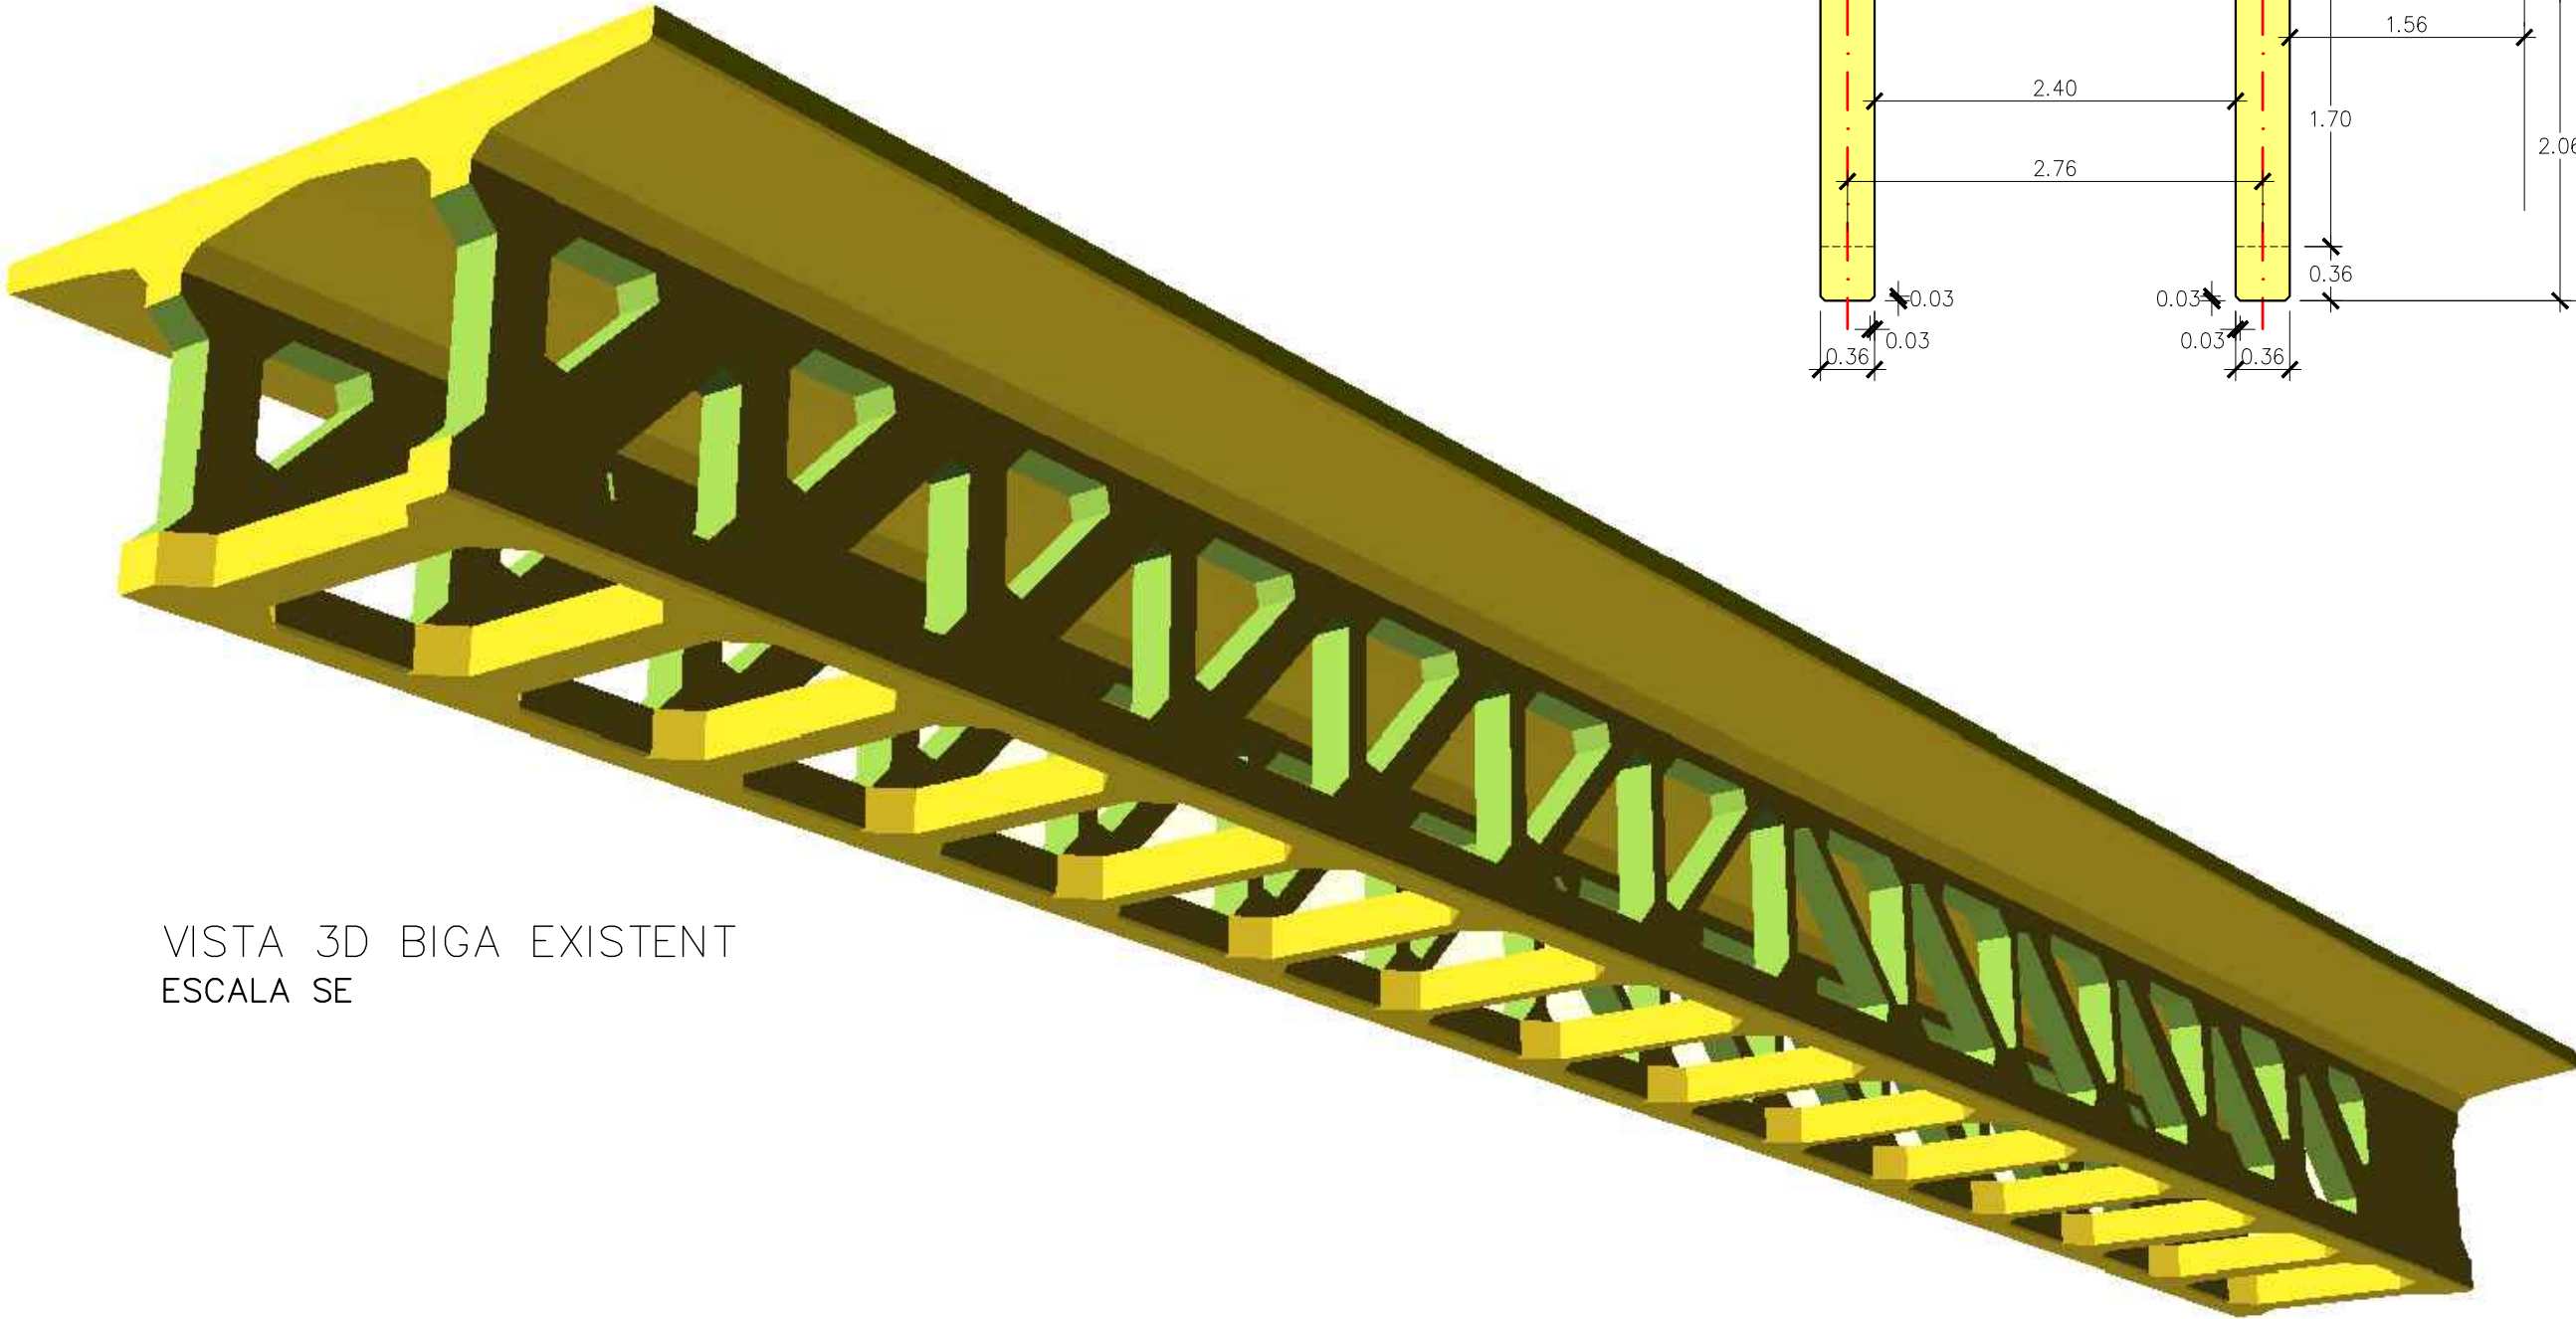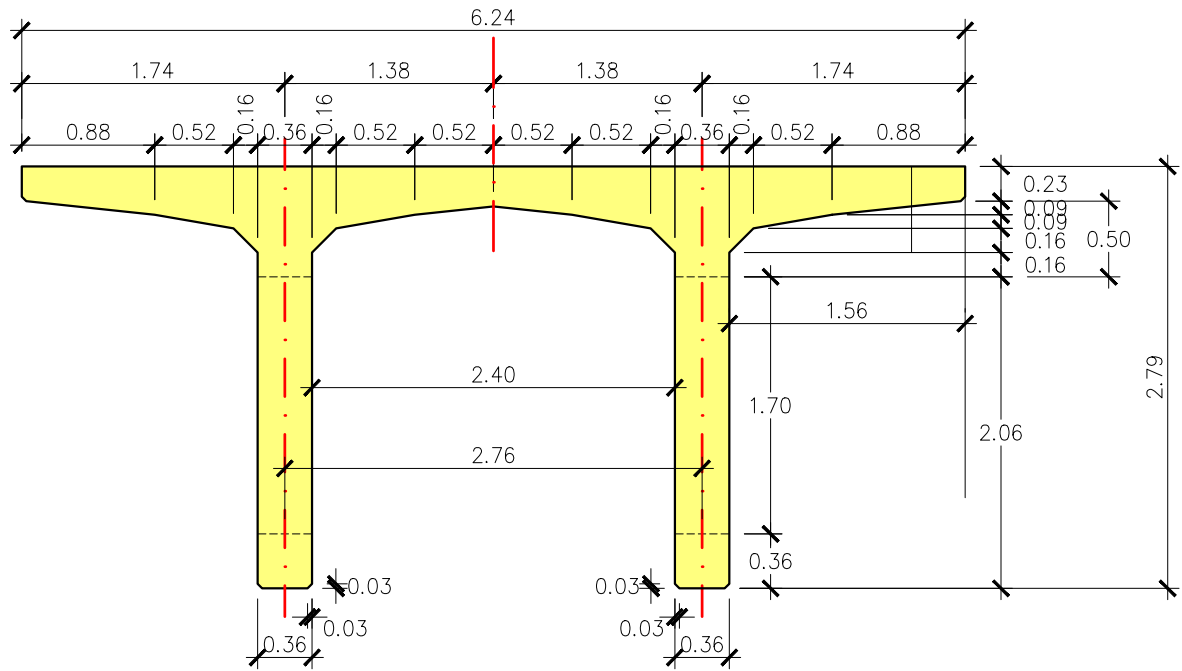

VISTA 3D BIGA EXISTENT
ESCALA SE

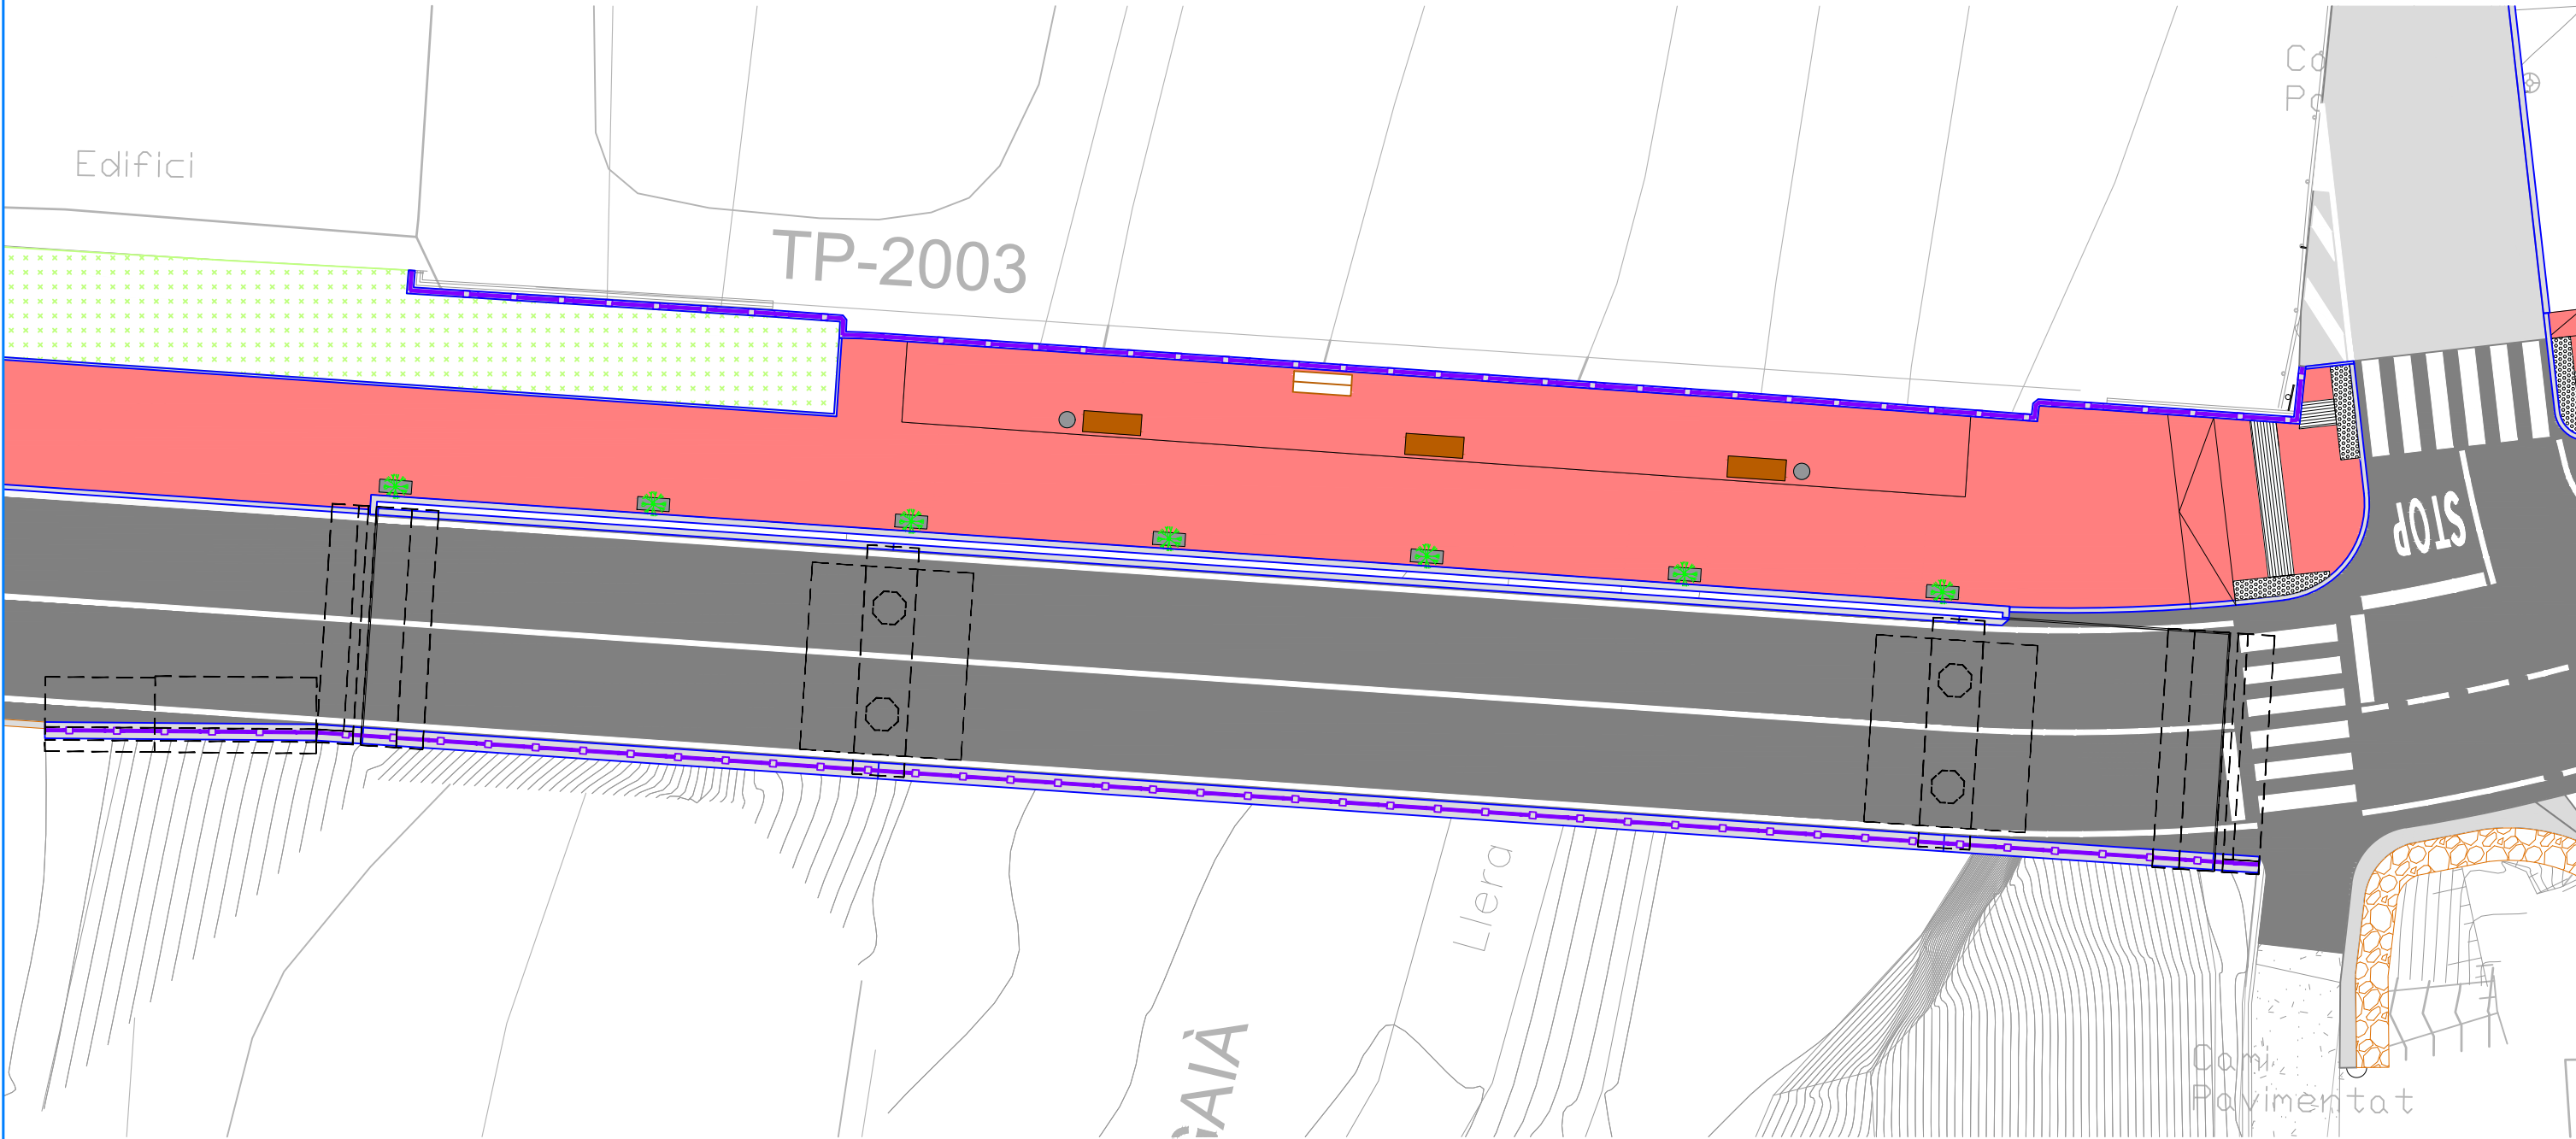

PLANTA D'ENDERROCS SOBRE TOPOGRÀFIC:
escala 1:200

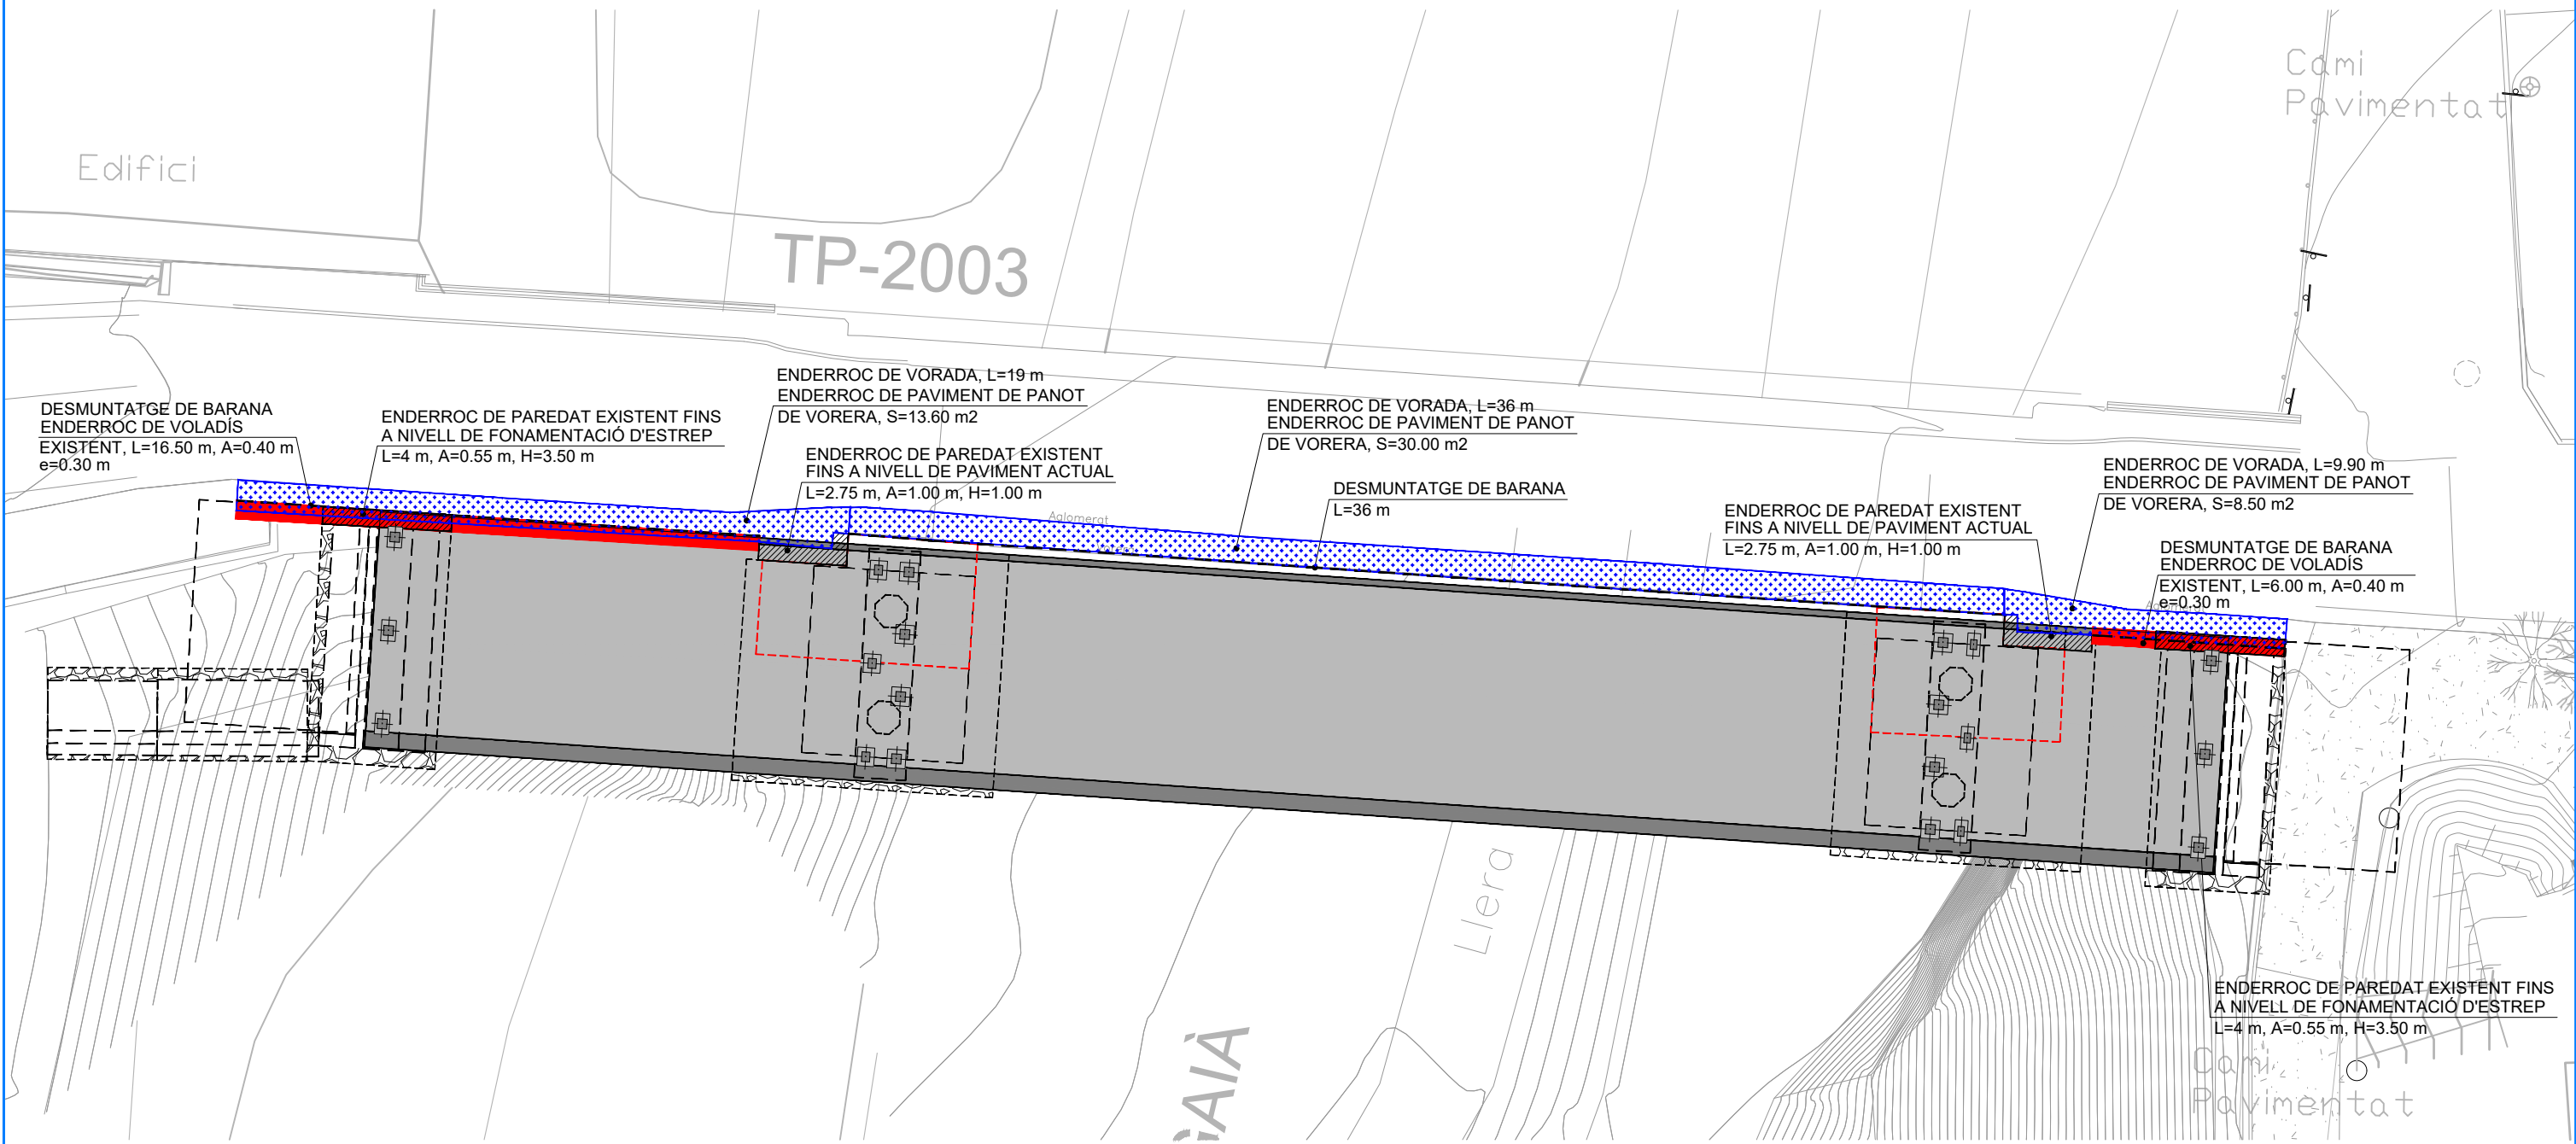

DIPUTACIÓ DE TARRAGONA

CLAU

P-05/2024

TÍTOL DEL PROJECTE

MODIFICAT NÚM. 2 DEL CONDICIONAMENT DE LES TRAVERSES
DE VILA-RODONA. CARRETERES TP-2003 i TV-2443.

DATA

ABRIL 2024

EL CAP DE L'ÀREA D'INFRASTRUCTURES DEL TERRITORI/
L'ENGINYER DE CAMINS, CANALS I PORTS

JAUME VIDAL GONZÁLEZ

EL CAP DE SERVEI DE PROJECTES I OBRES
L'ENGINYER CIVIL

CARLOS LOZANO SÁNCHEZ

ESCALES

A3 = 1/200

TÍTOL DEL PLANOL

ESTRUCTURES
PONT NOU SOBRE EL RIU GAIÀ
PLANTA D'ENDERROCS


PLANOL NÚM.

10.B

FULL

2 DE 18

PLANTA D'ESTRUCTURA SOBRE TOPOGRÀFIC:
escala 1:200

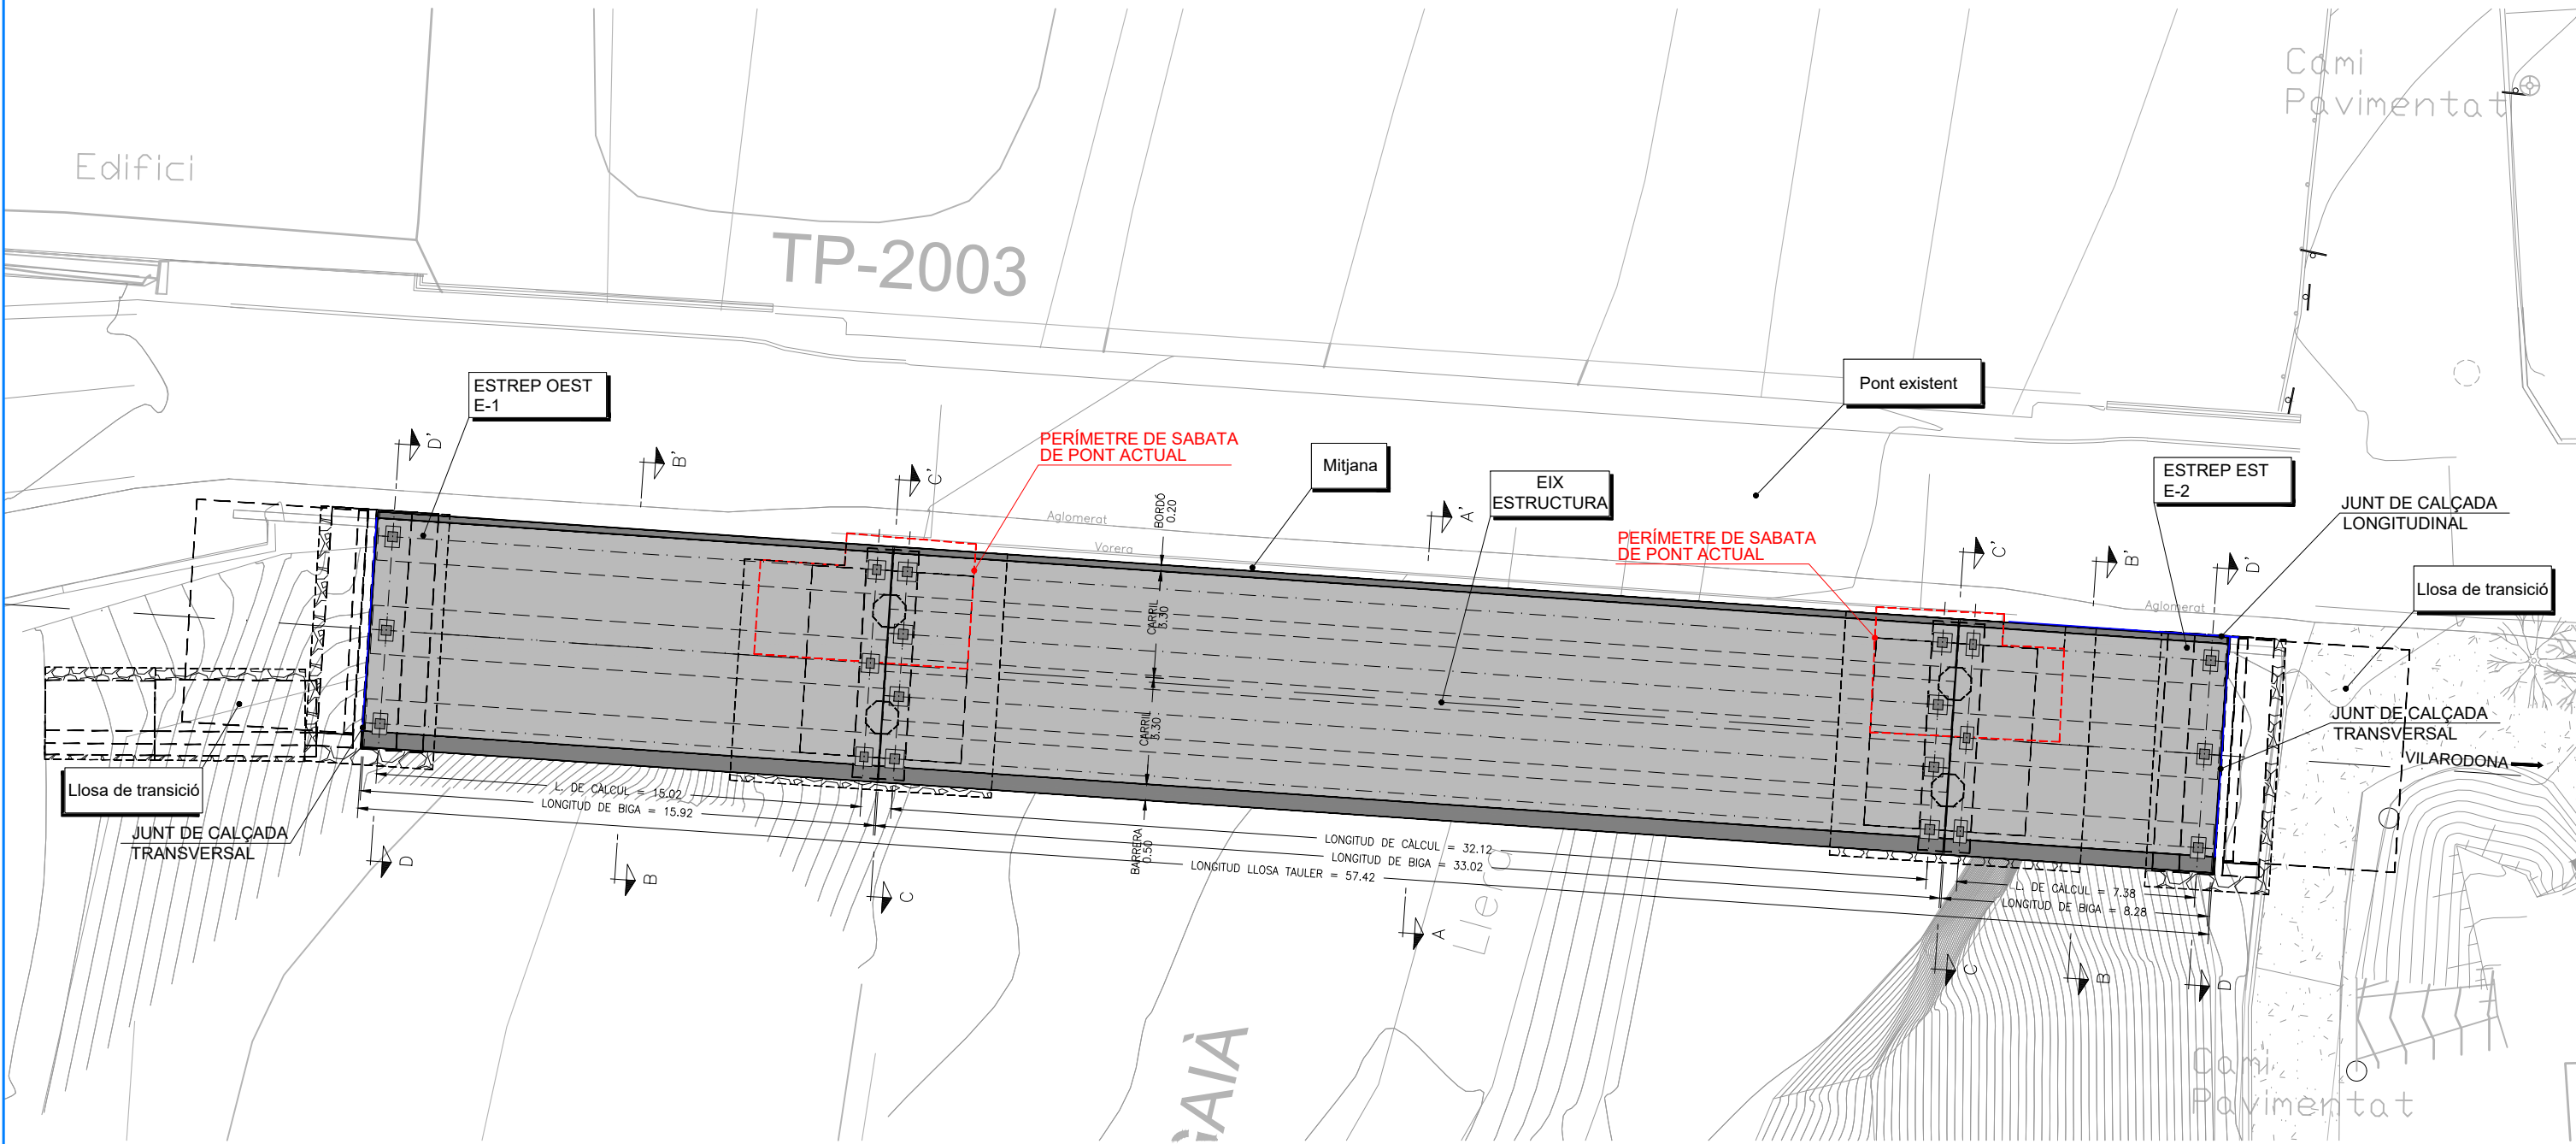

DIPUTACIÓ DE TARRAGONA

CLAU

P-05/2024

TÍTOL DEL PROJECTE

MODIFICAT NÚM. 2 DEL CONDICIONAMENT DE LES TRAVERSES
DE VILA-RODONA. CARRETERES TP-2003 i TV-2443.

DATA

ABRIL 2024

EL CAP DE L'ÀREA D'INFRASTRUCTURES DEL TERRITORI/
L'ENGINYER DE CAMINS, CANALS I PORTS

JAUME VIDAL GONZÁLEZ



EL CAP DE SERVEI DE PROJECTES I OBRES
L'ENGINYER CIVIL

CARLOS LOZANO SÁNCHEZ



ESCALES

A3 = 1/200

TÍTOL DEL PLANOL

ESTRUCTURES
PONT NOU SOBRE EL RIU GAIÀ
PLANTA D'ACTUACIONS

PLANOL NÚM.


10.B

FULL

3 DE 18

PERFIL LONGITUDINAL PER EIX D'ESTRUCTURA :


escala 1:225

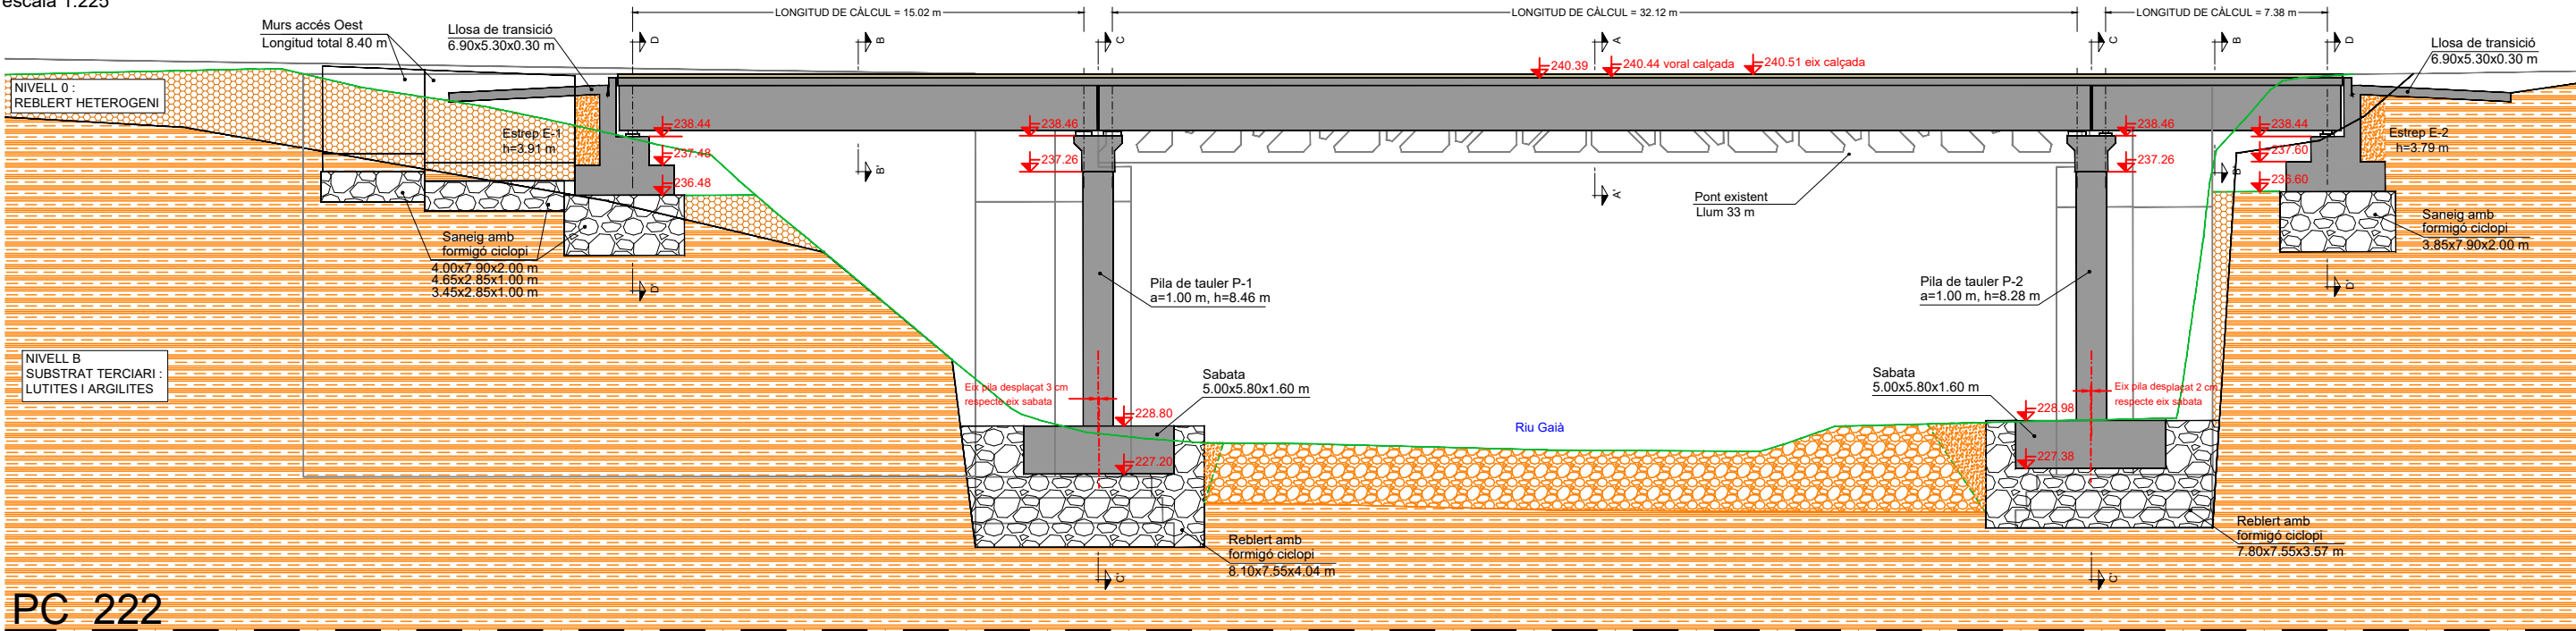

PC 222


PLANTA DE TAULER :

escala 1:225

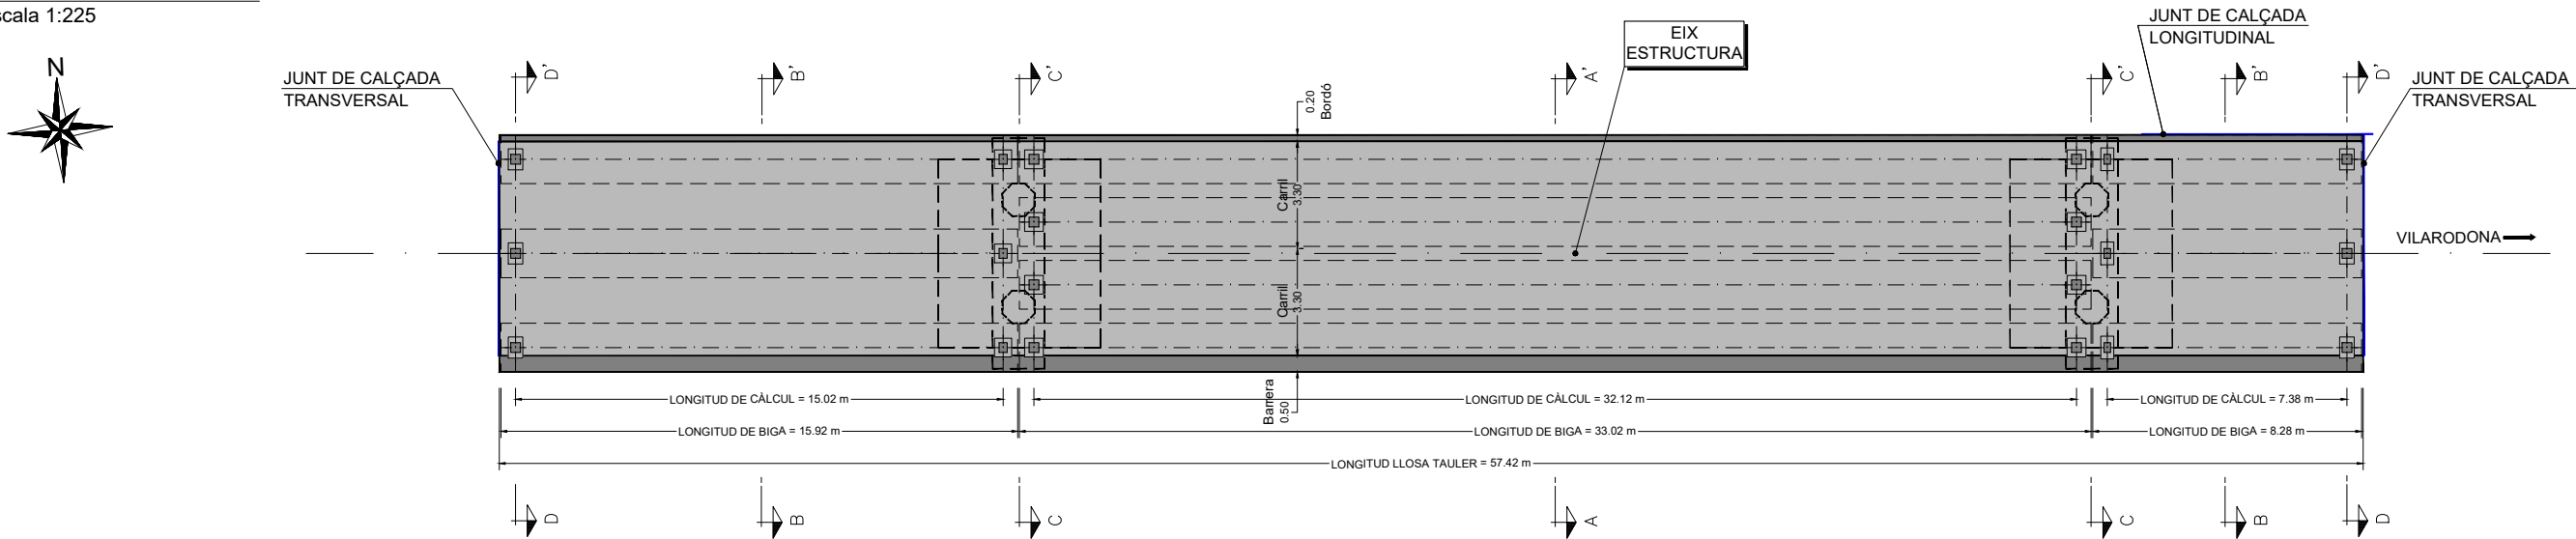

PLANTA DE SABATES I ESTREPS :

escala 1:225

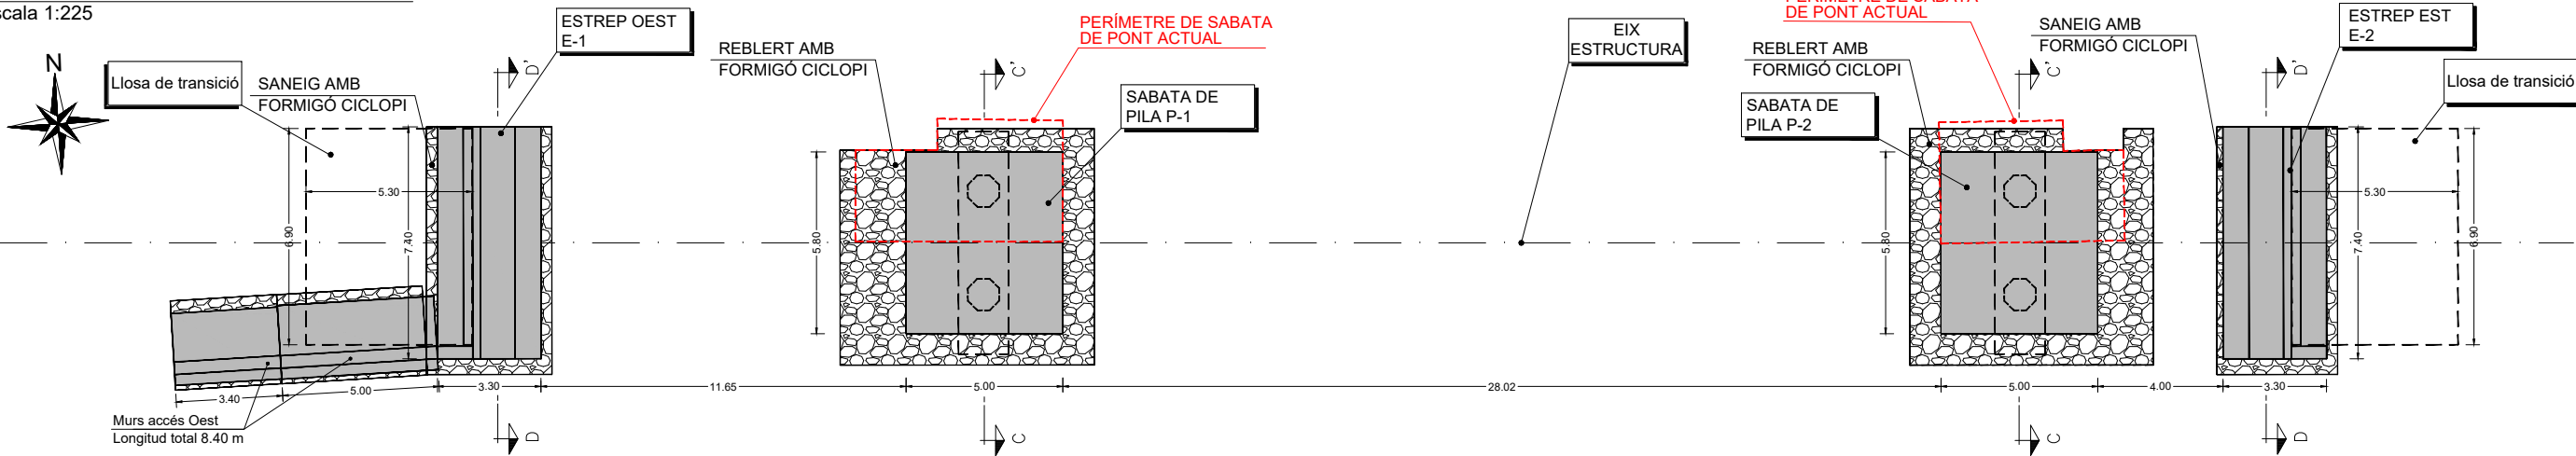

DIPUTACIÓ DE TARRAGONA

CLAU

P-05/2024

TÍTOL DEL PROJECTE

MODIFICAT NÚM. 2 DEL CONDICIONAMENT DE LES TRAVESERES DE VILA-RODONA. CARRETERES TP-2003 i TV-2443.

DATA

ABRIL 2024

EL CAP DE L'ÀREA D'INFRAESTRUCTURES DEL TERRITORI/
L'ENGINYER DE CAMINS, CANALS I PORTS

JAUME VIDAL GONZÁLEZ

EL CAP DE SERVEI DE PROJECTES I OBRES
L'ENGINYER CIVIL

CARLOS LOZANO SÁNCHEZ

ESCALES

A3 = 1/225

TÍTOL DEL PLANOL

ESTRUCTURES
PONT NOU SOBRE EL RIU GAIÀ
PLANTA I PERFIL LONGITUDINAL GEOTÈCNICA

PLANOL NÚM.


10.B

FULL

4 DE 18


SECCIÓ TRANSVERSAL A-A' : Centre llum tauler longitud 33.02 m

escala 1:50

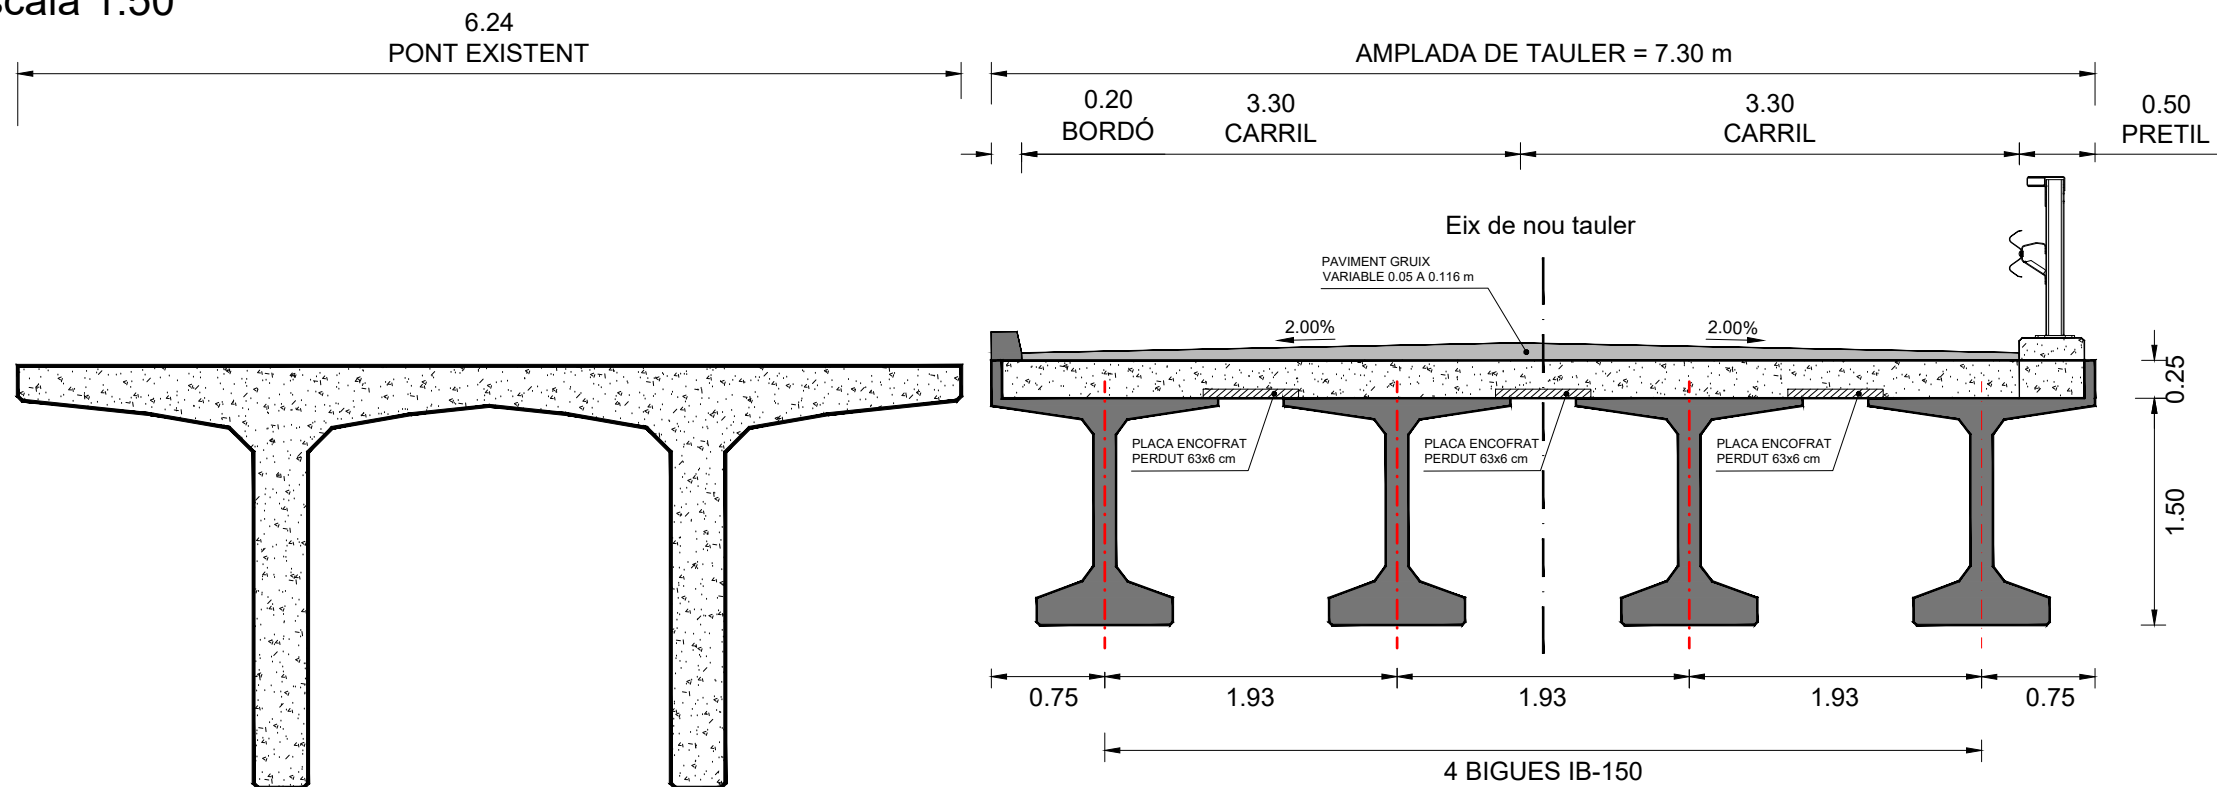


SECCIÓ TRANSVERSAL B-B' : Centre llum tauler longituds 15.92 i 8.28m


escala 1:50

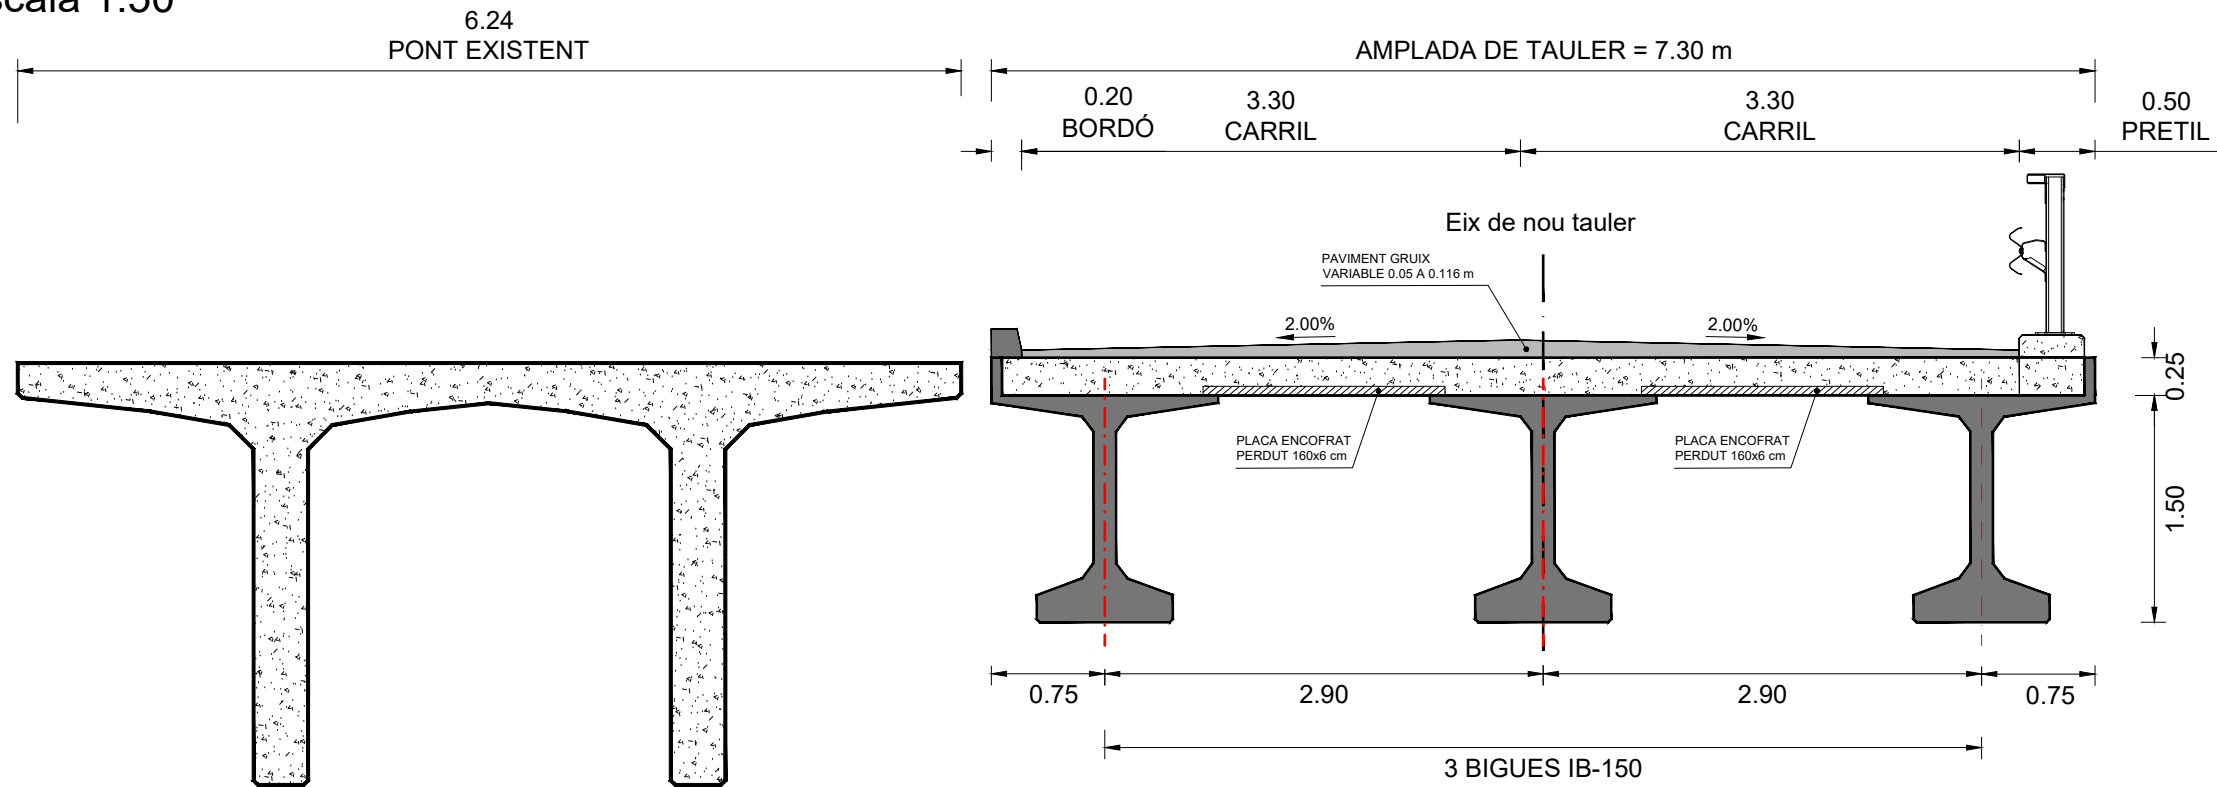

SECCIÓ TRANSVERSAL C-C' : Eix de piles P-1
escala 1:80

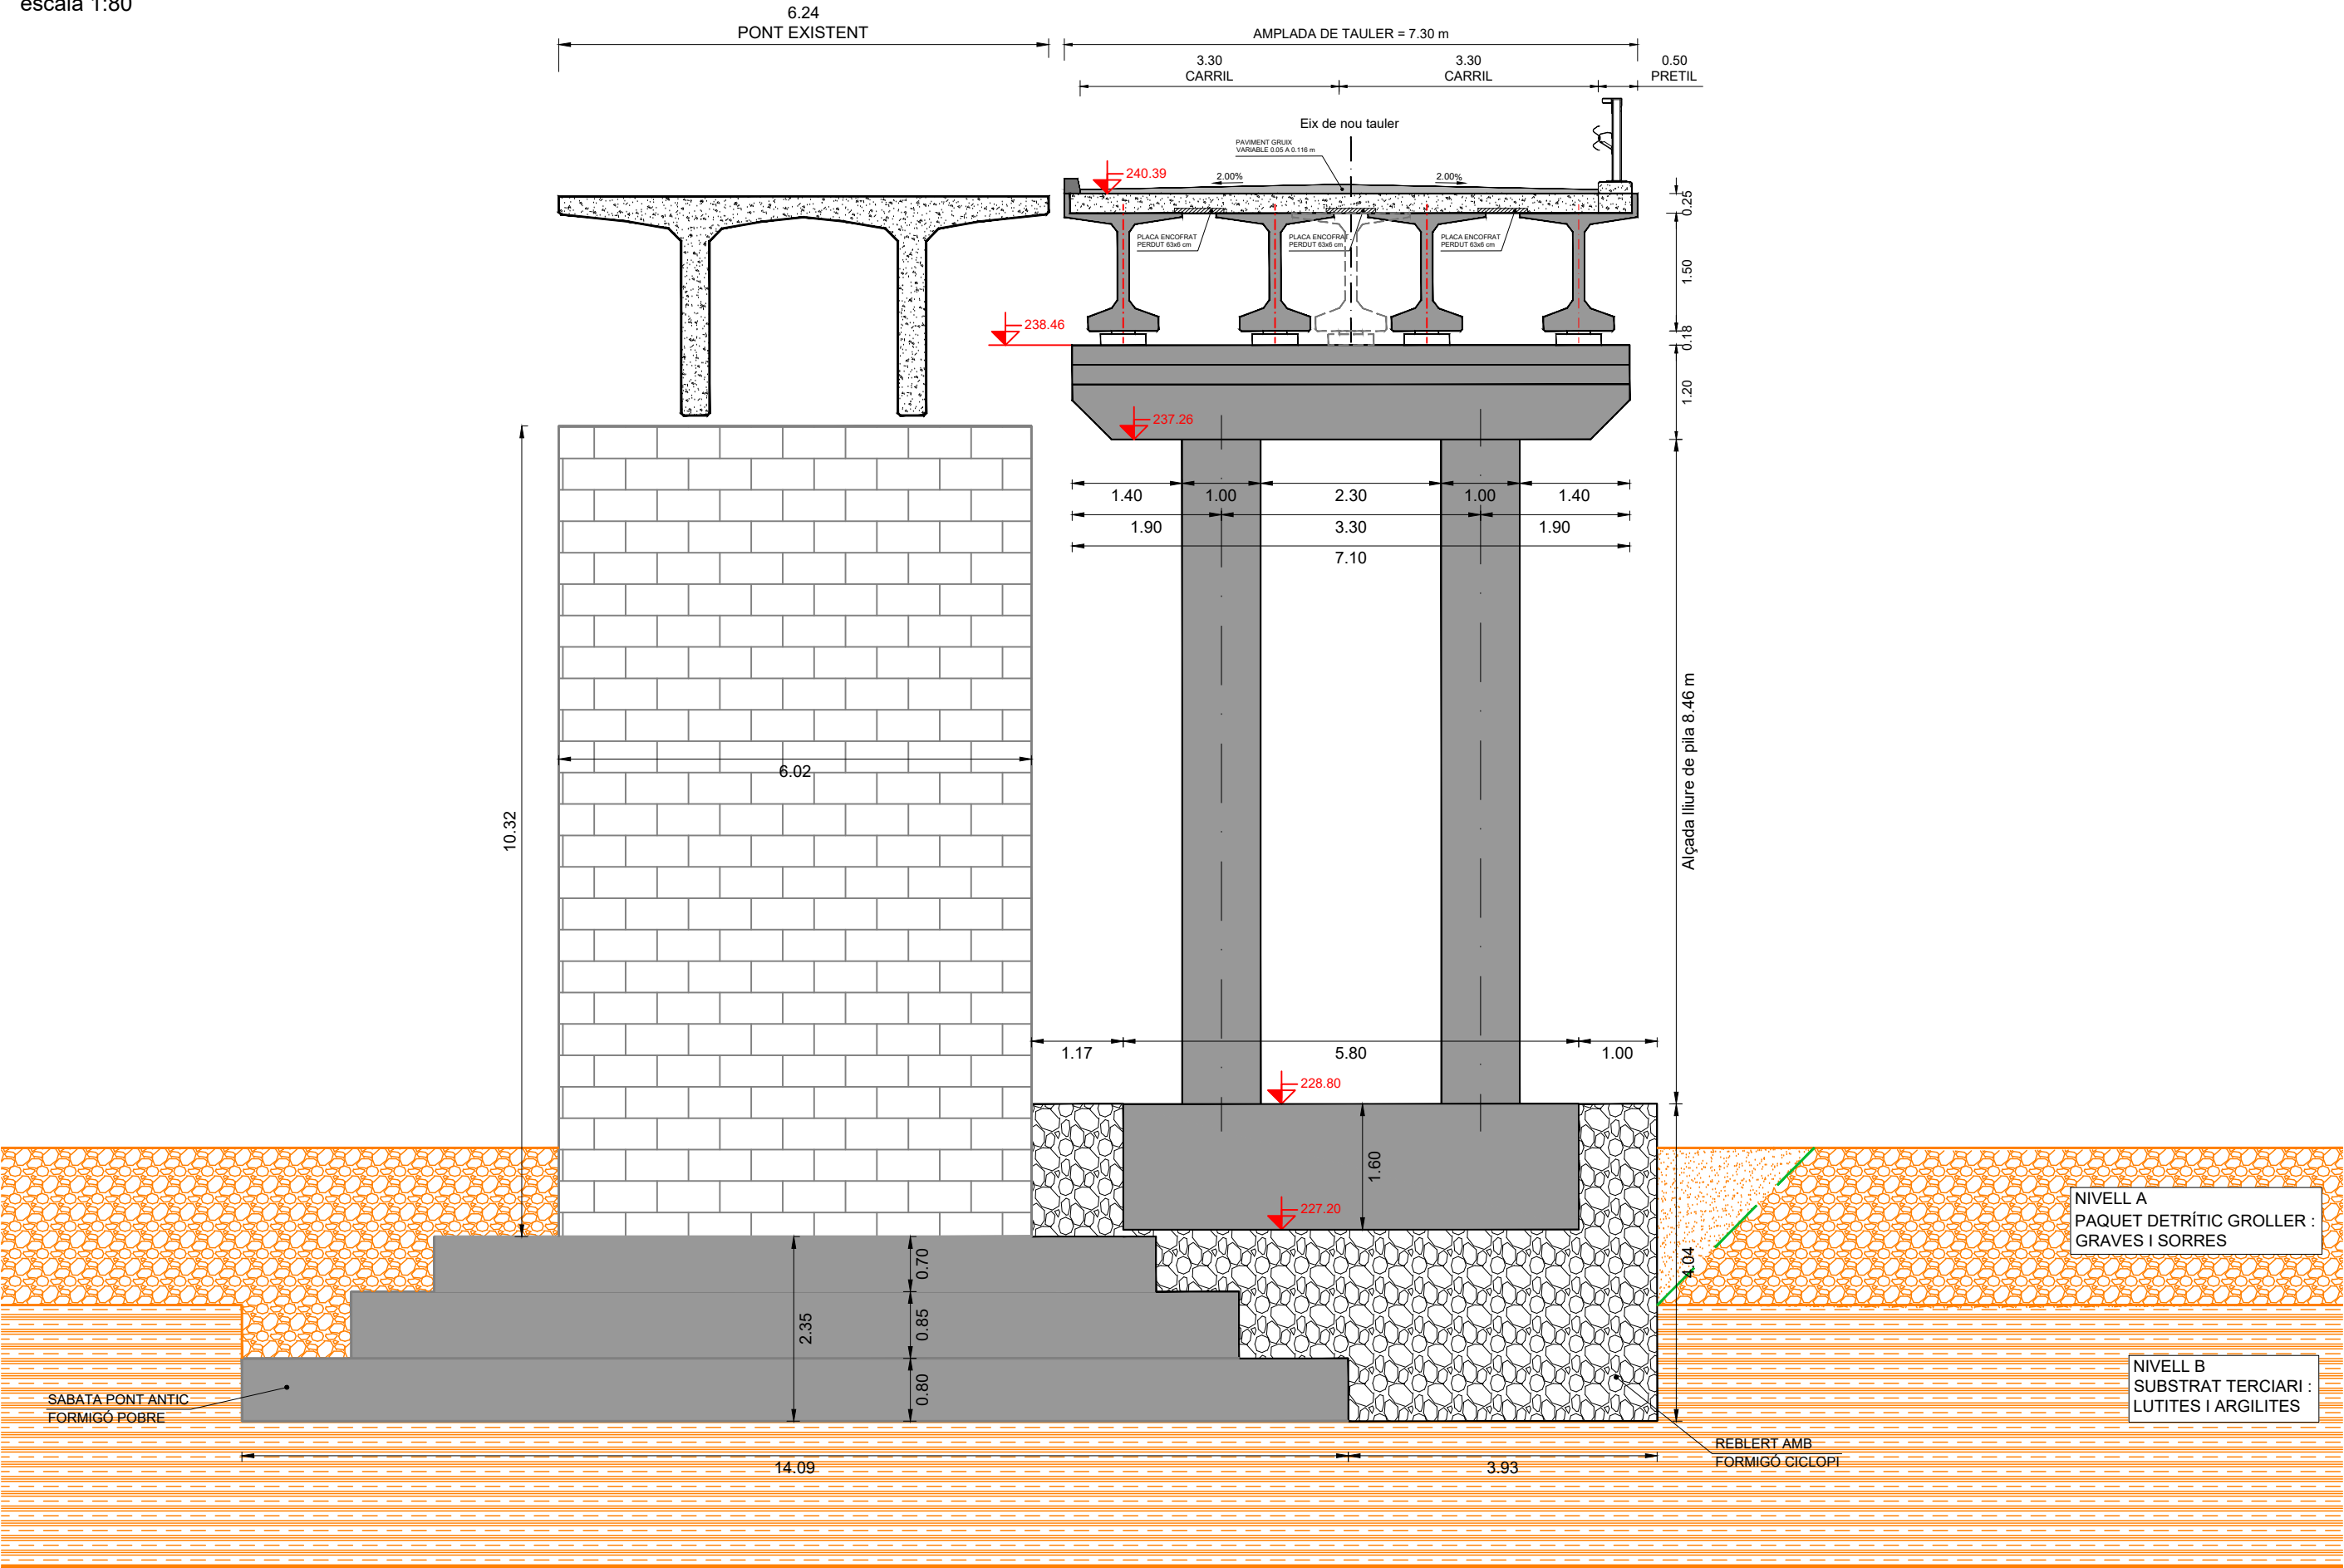

SECCIÓ TRANSVERSAL C-C' : Eix de piles P-2
escala 1:80

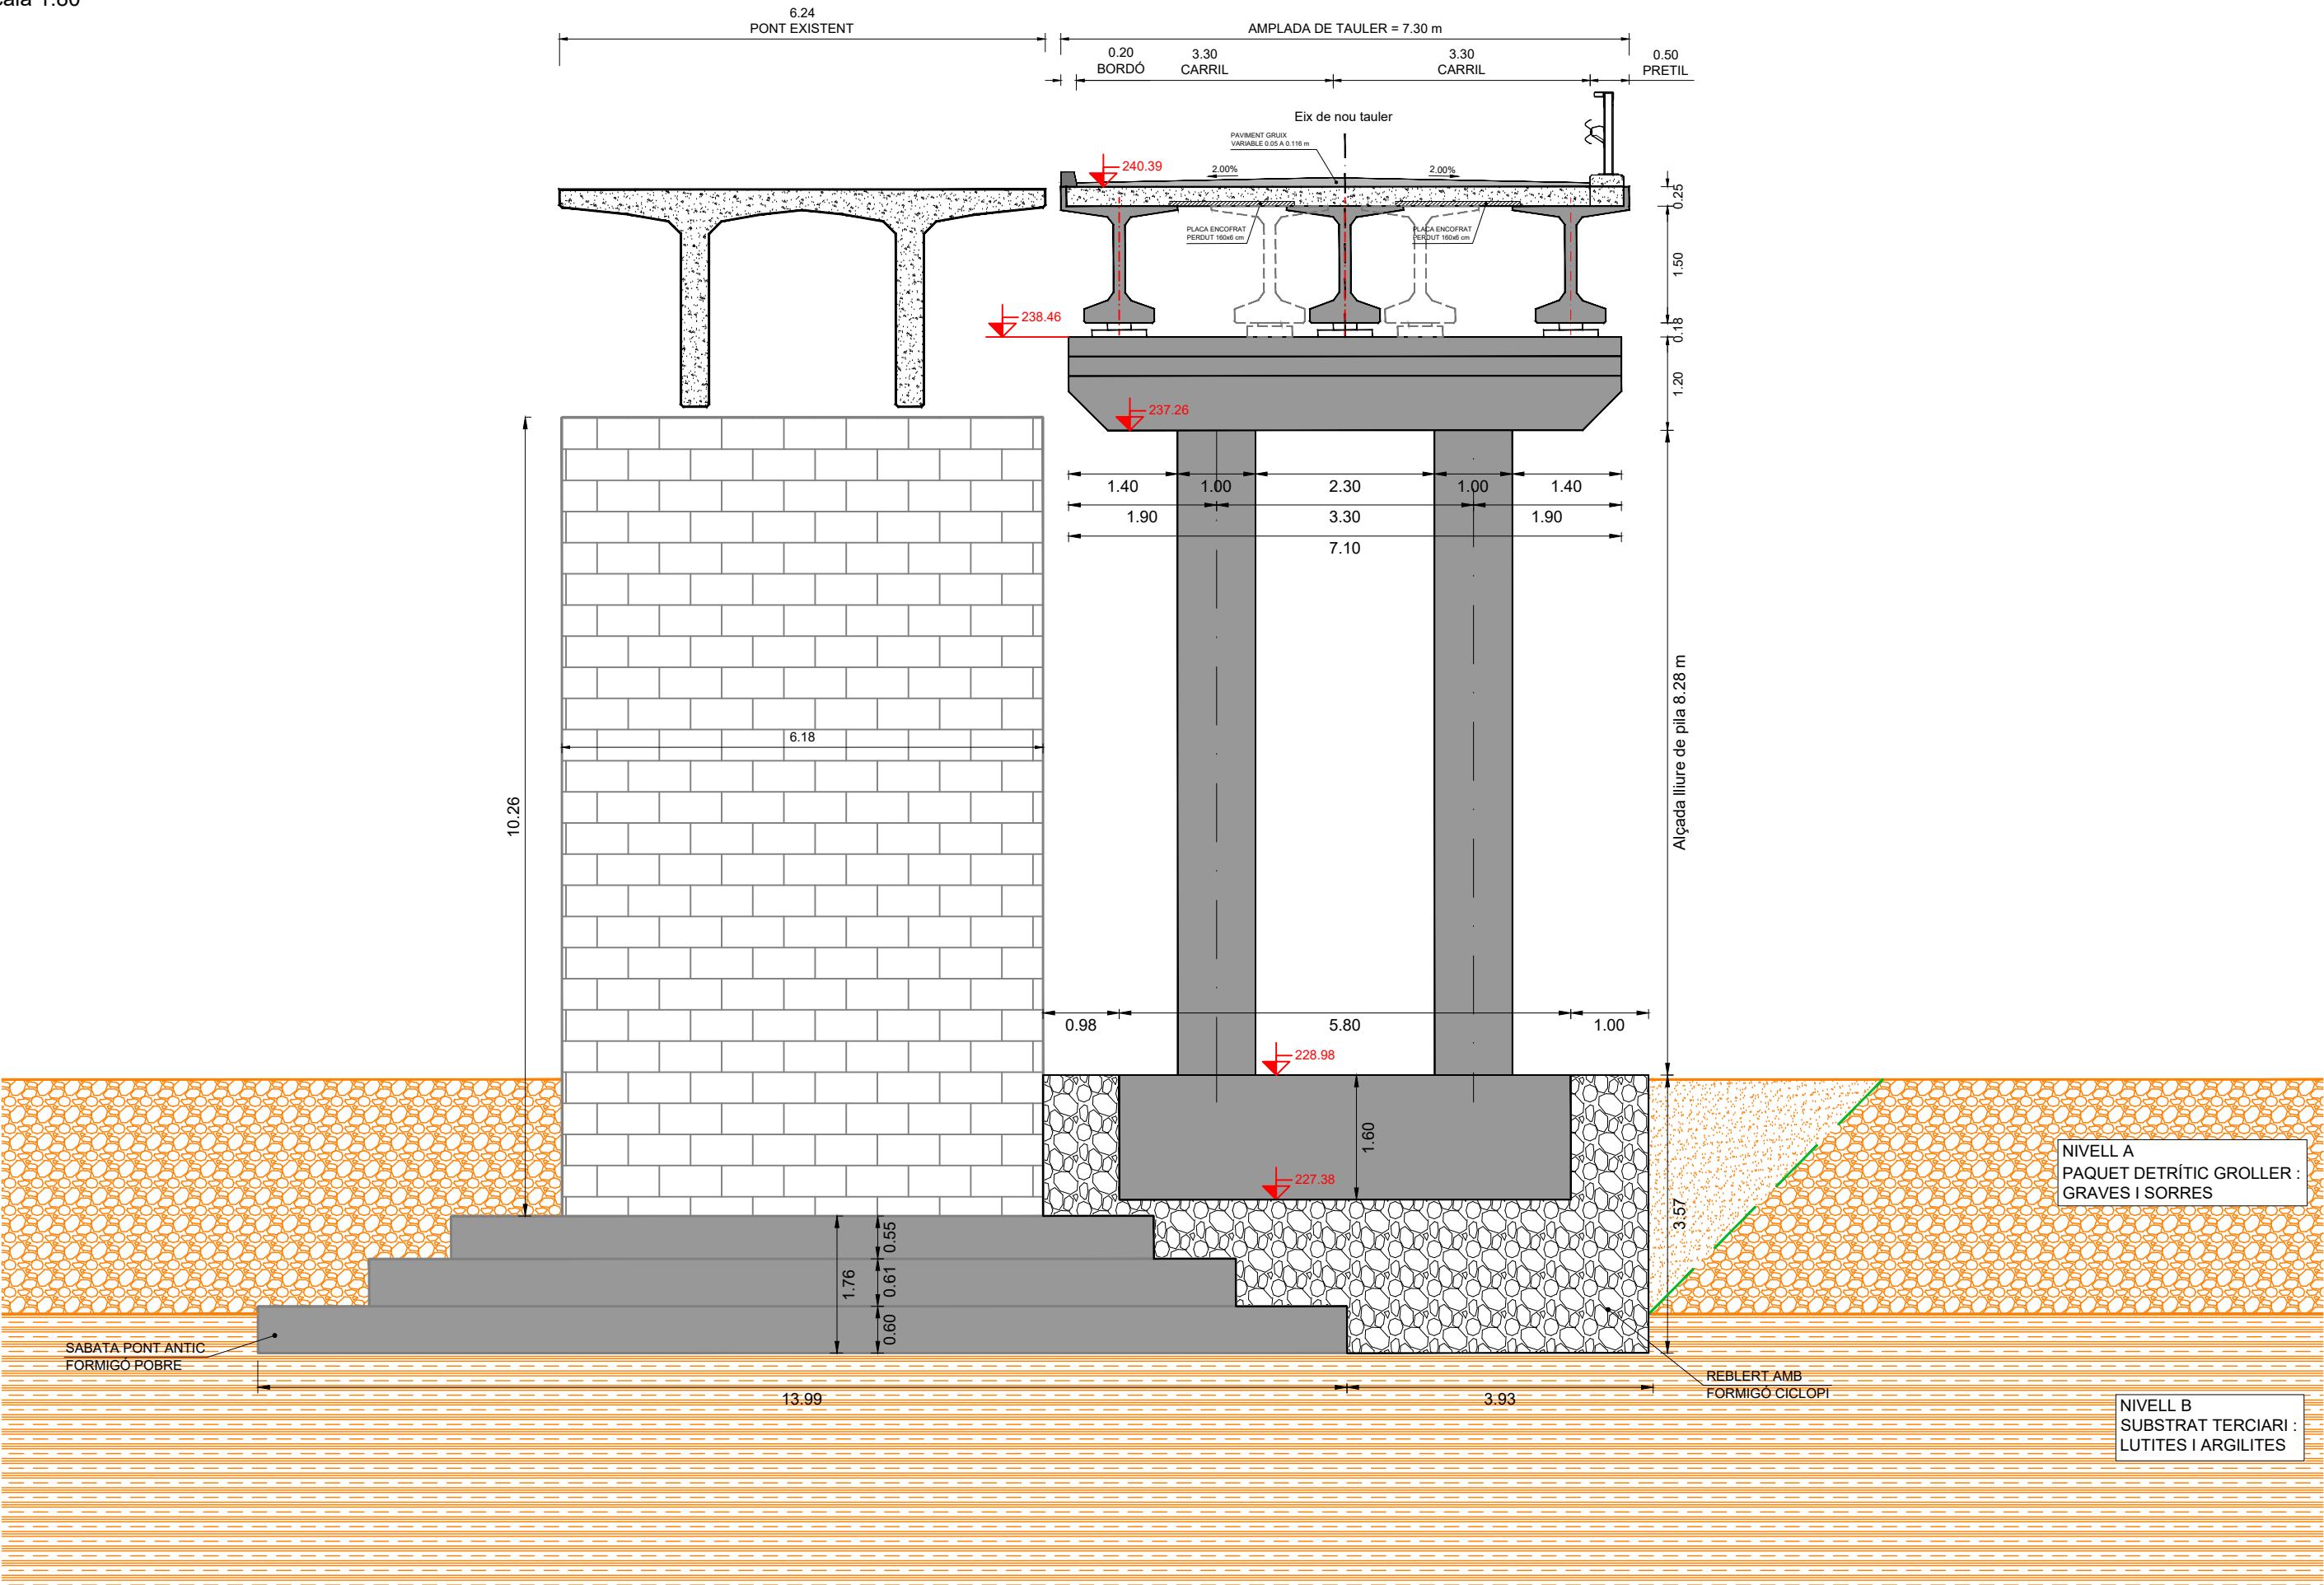

DIPUTACIÓ DE TARRAGONA

CLAU

P-05/2024

TÍTOL DEL PROJECTE

MODIFICAT NÚM. 2 DEL CONDICIONAMENT DE LES TRAVERSES DE VILA-RODONA. CARRETERES TP-2003 i TV-2443.

DATA

ABRIL 2024

EL CAP DE L'ÀREA D'INFRAESTRUCTURES DEL TERRITORI
L'ENGINYER DE CAMINS, CANALS I PORTS

JAUME VIDAL GONZÁLEZ

EL CAP DE SERVEI DE PROJECTES I OBRES
L'ENGINYER CIVIL

CARLOS LOZANO SÁNCHEZ

ESCALES

A3 = 1/80

TÍTOL DEL PLÀNOL

ESTRUCTURES
PONT NOU SOBRE EL RIU GAIÀ
SECCIÓ TRANSVERSAL C-C' PILA P-2


PLÀNOL NÚM.

10.B


FULL

7 DE 18


escala 1:60

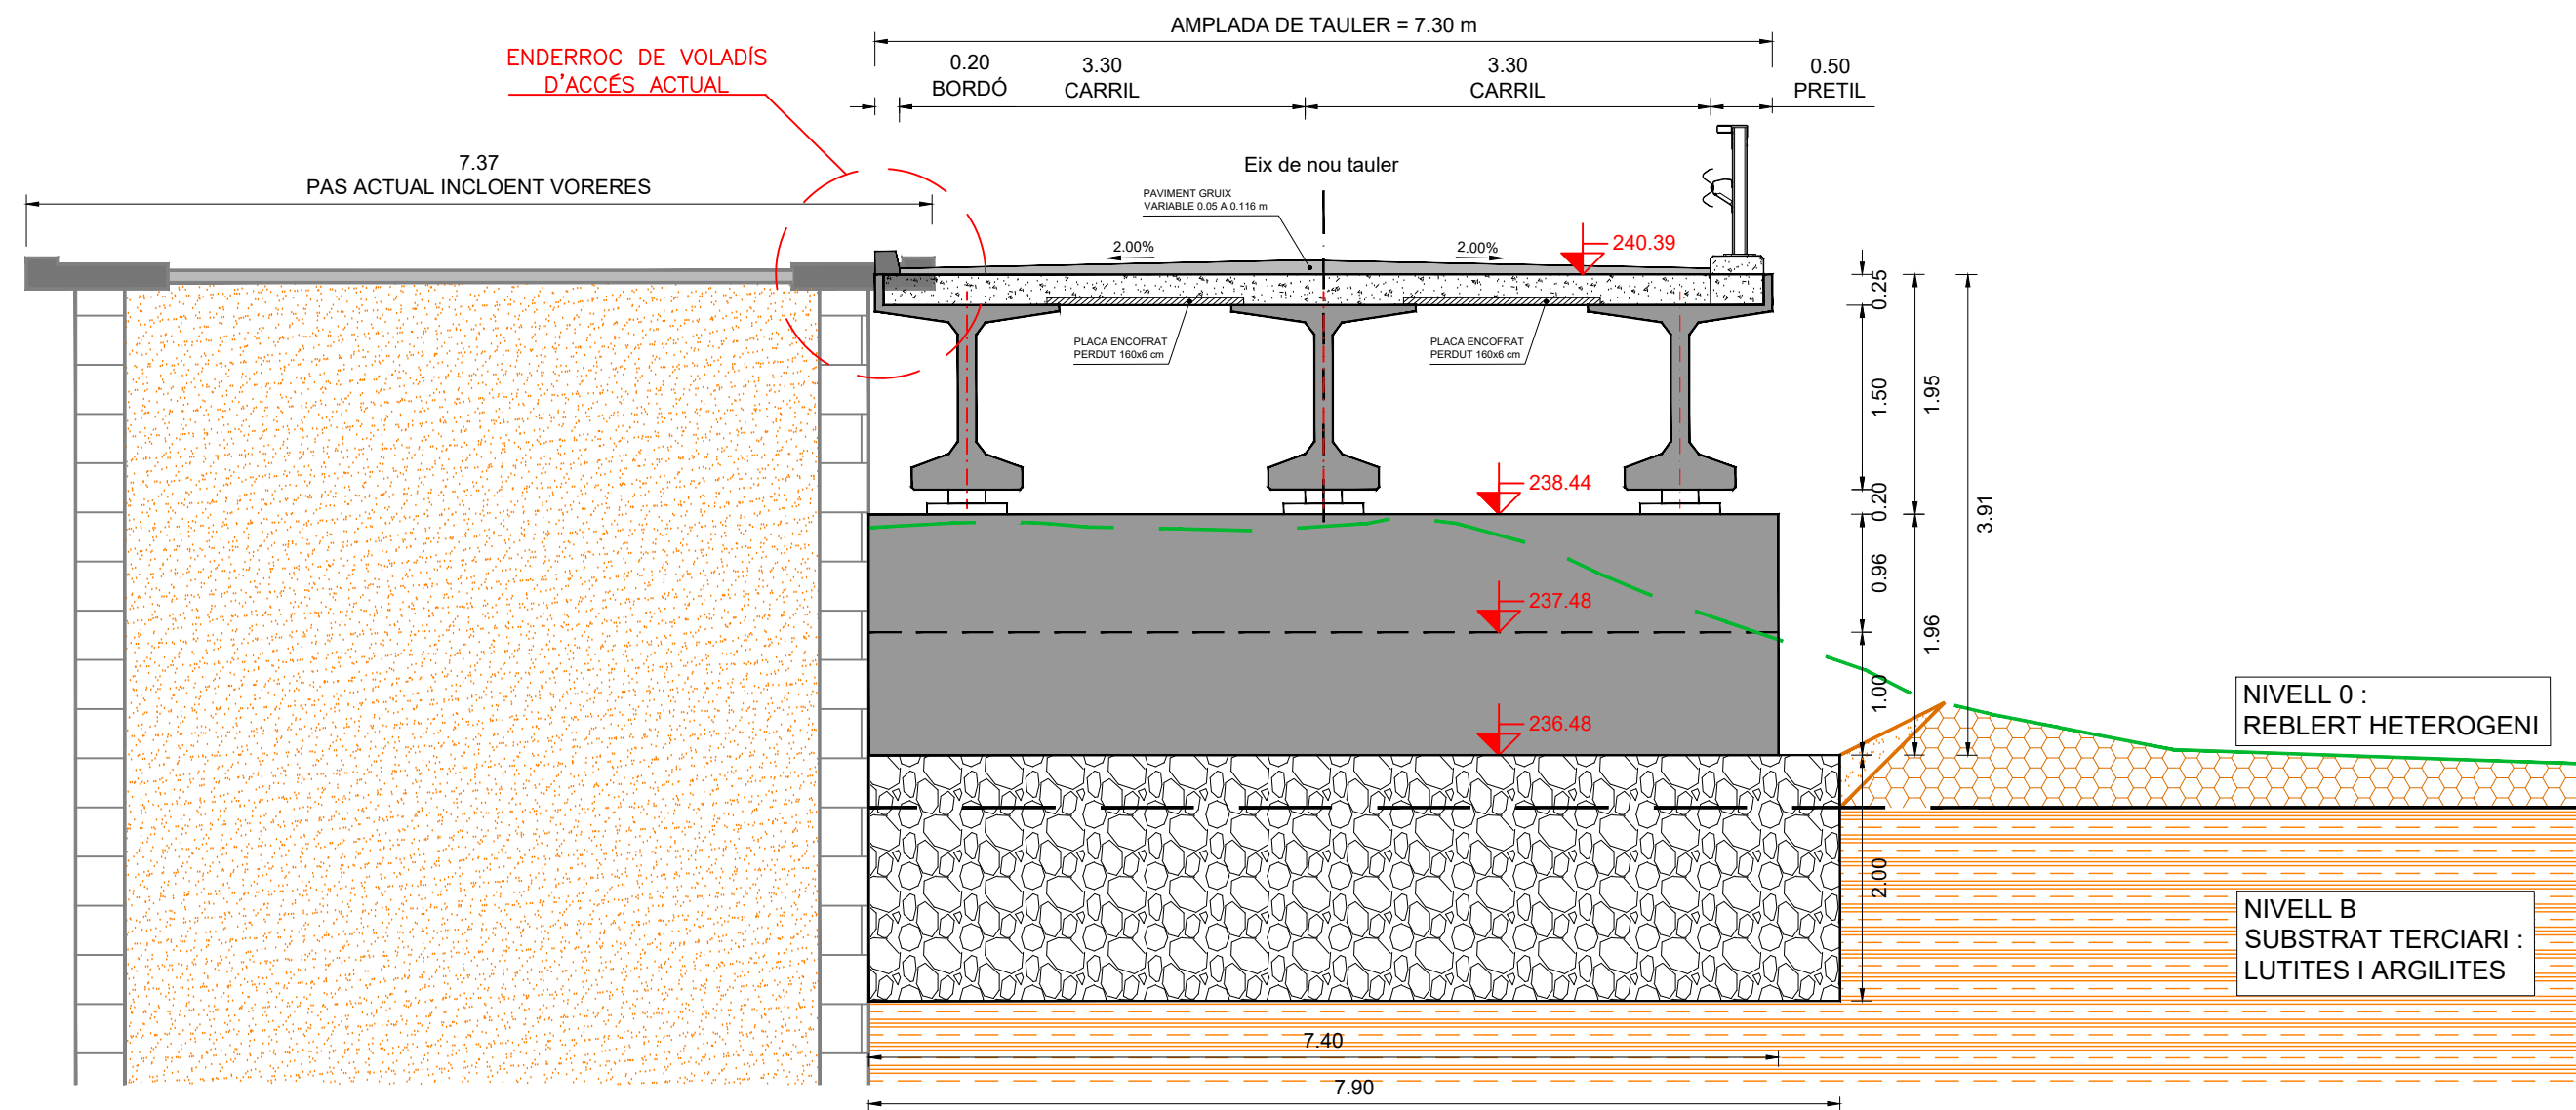


SECCIÓ TRANSVERSAL D-D' : Eix d'estrep E2
escala 1:60

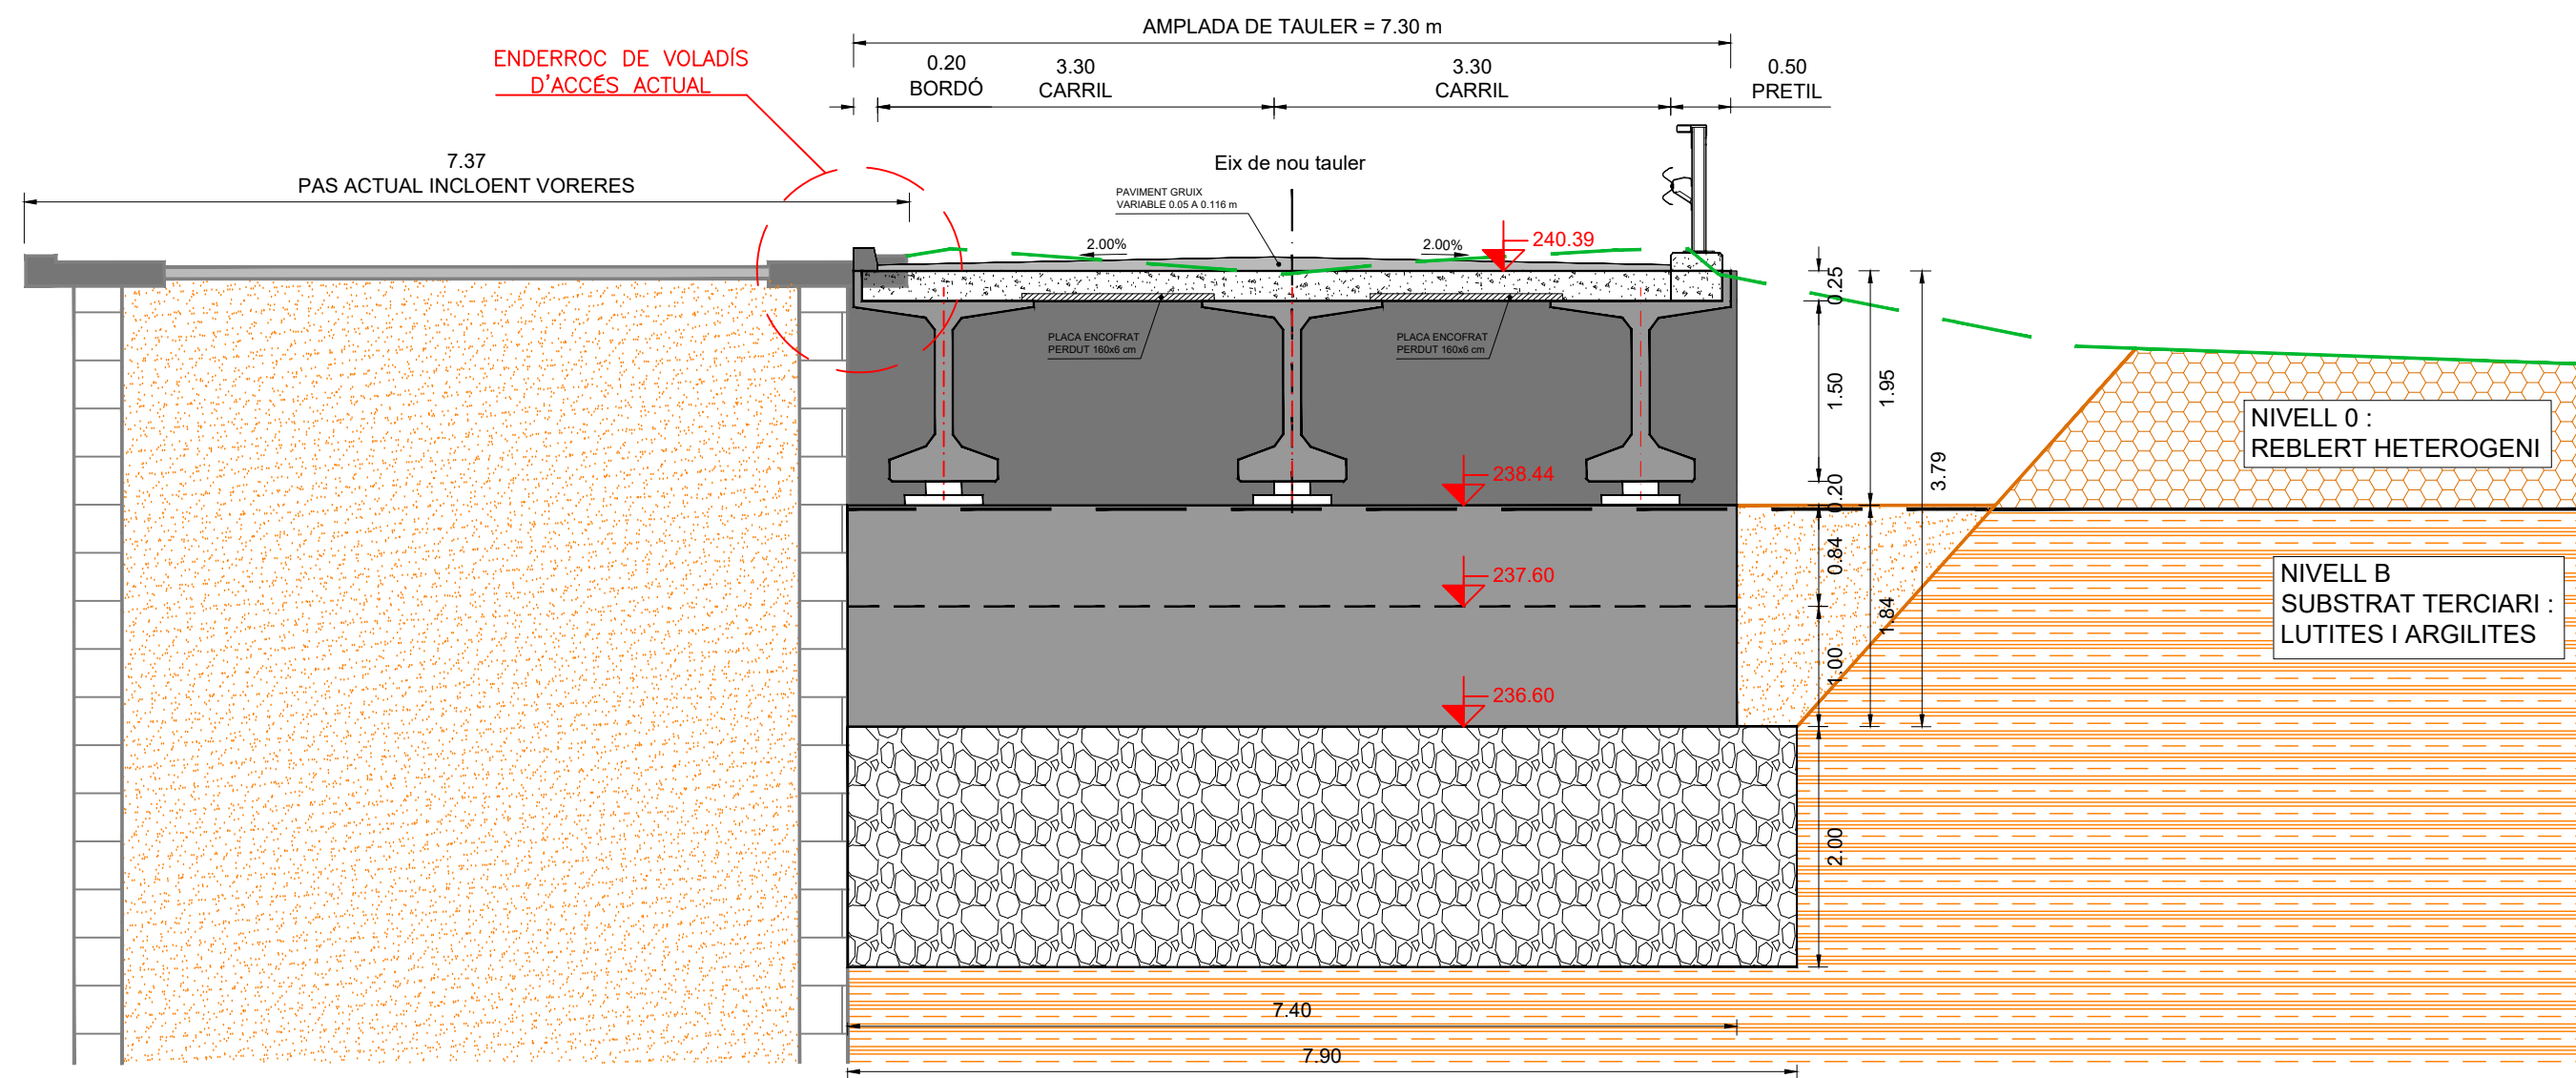


Estrep E1 : Alçat frontal
escala 1:90

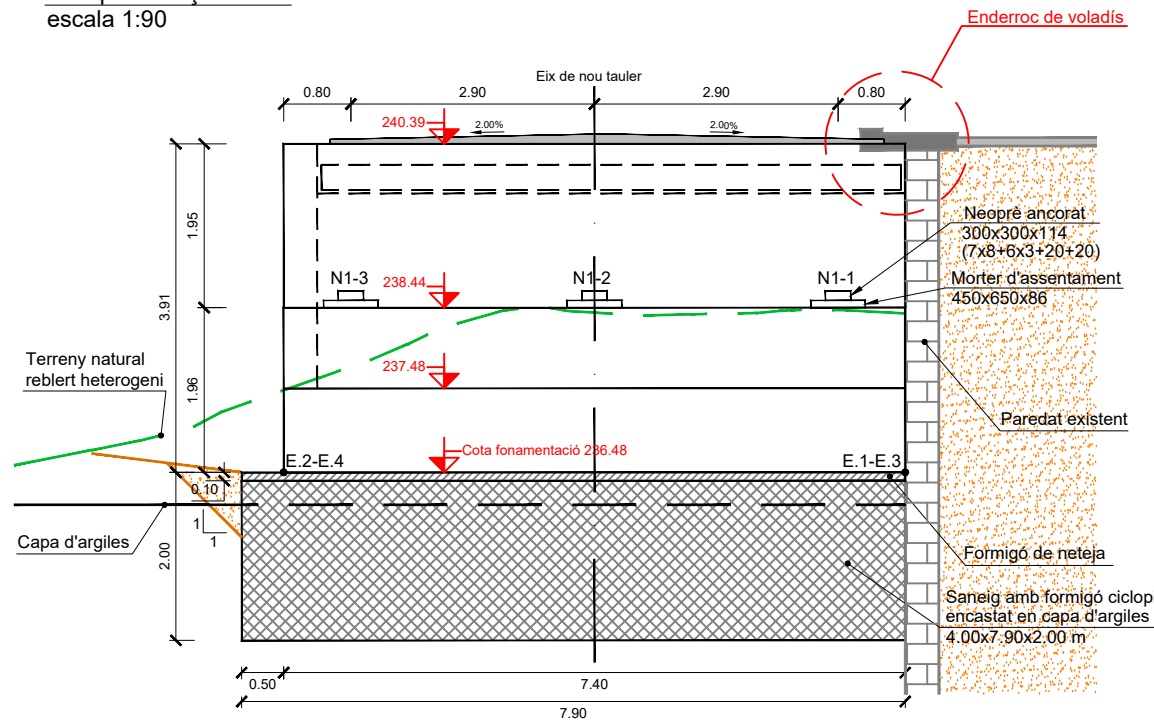


Estrep 1 : Secció central
escala 1:90

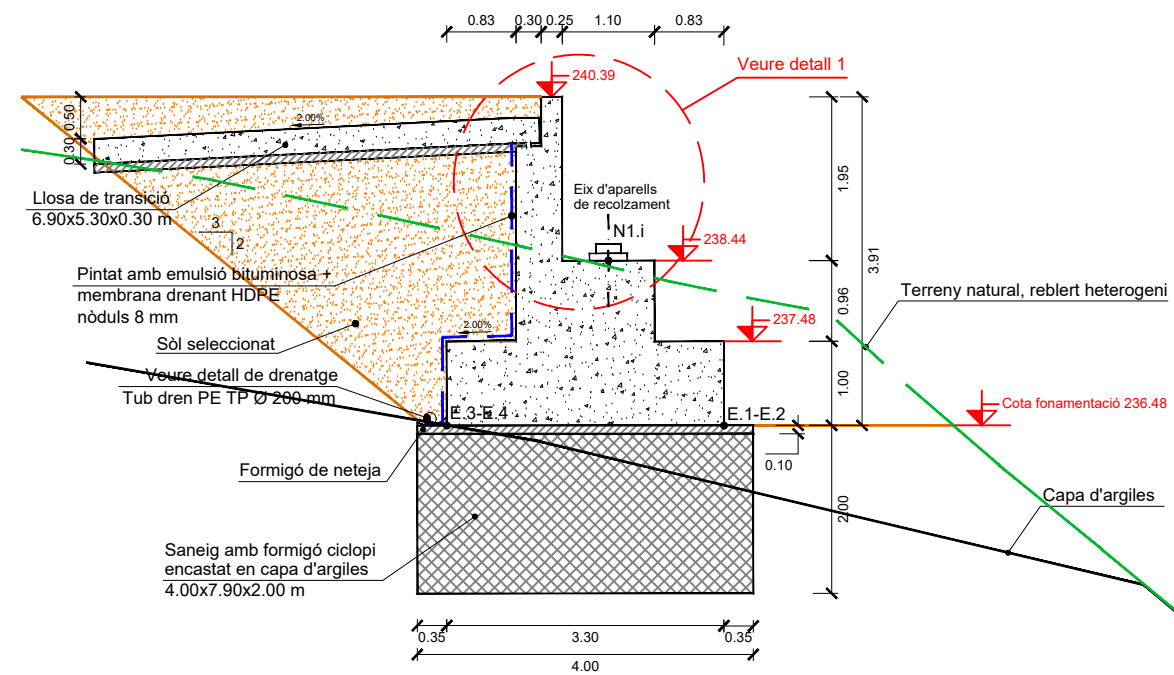


Detall 1
escala 1:45

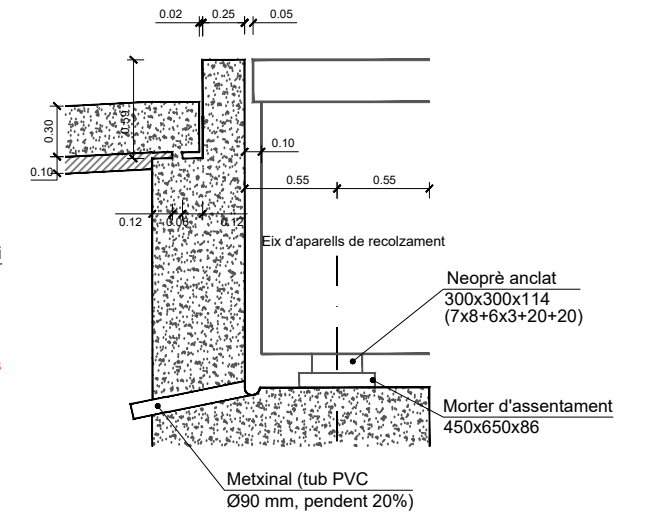


Estrep E1 : Planta
escala 1:90

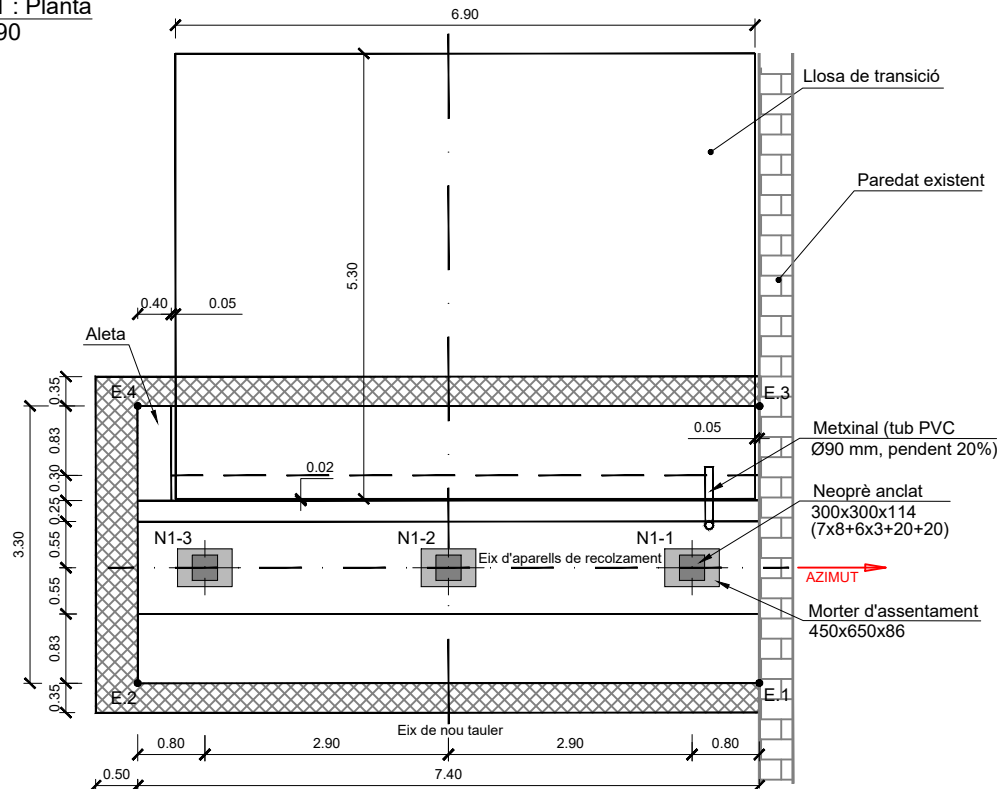

Estrep 1 : Alçat lateral
escala 1:90

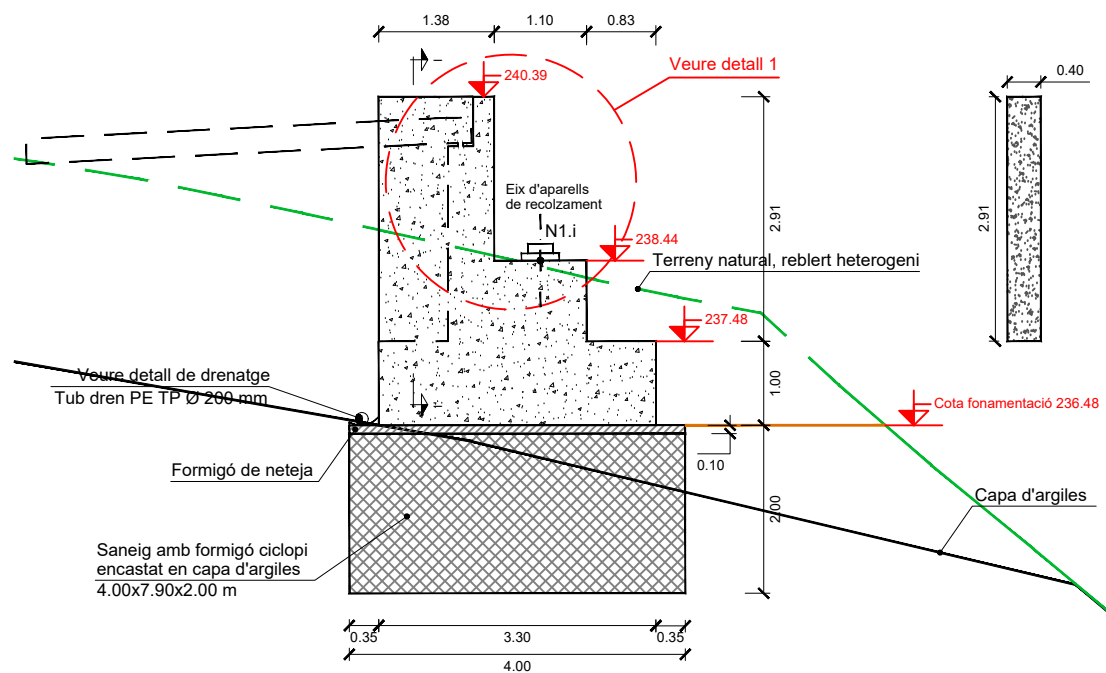


Secció I-I'
escala 1:90

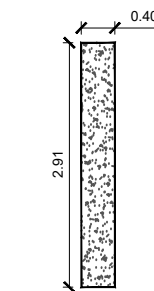


PUNT	COORDENADES REPLANTEIG E-1		
	X	Y	Z
E.1	362294.7825	4574225.3220	236.48
E.2	362294.2799	4574217.9391	236.48
E.3	362291.4902	4574225.5461	236.48
E.4	362290.9875	4574218.1632	236.48

NEOPRÊ	COORDENADES REPLANTEIG BASE NEOPRENS E-1		
	X	Y	Z
N1-1	362293.356	4574224.618	238.44
N1-2	362293.159	4574221.724	238.44
N1-3	362292.962	4574218.831	238.44


Aparell de recolzament ancorat
escala 1:20, cotes en mm

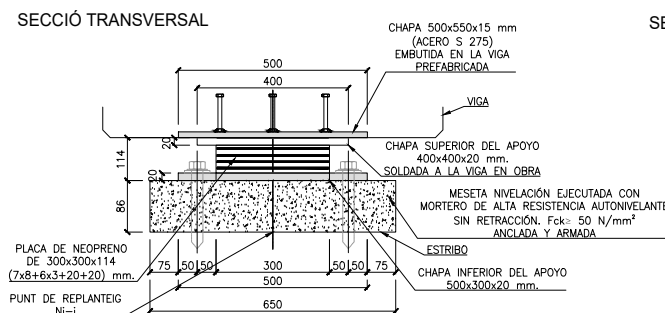


SECCIÓ LONGITUDINAL

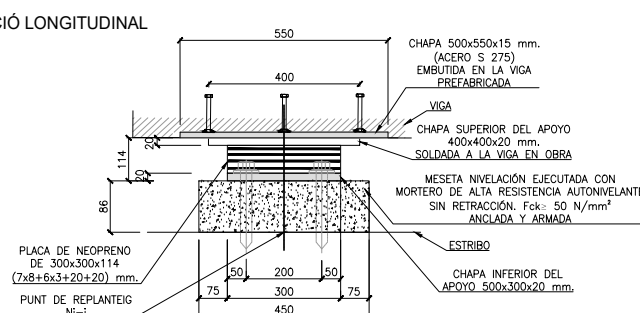

PLANTA

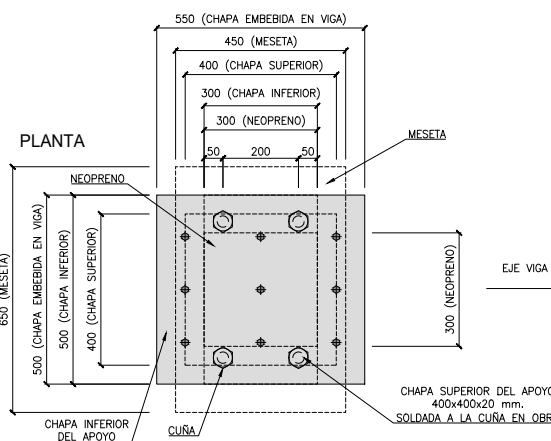

DETTALL MORTER D'ASSENTAMENT

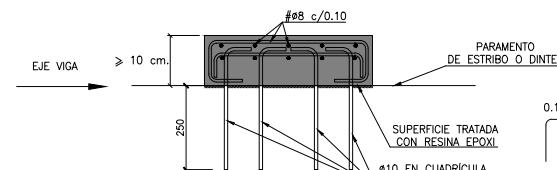

NOTA (1): - Mesetas de mortero de alta resistencia sin retracción.
- La dimensión de la meseta excederá en "d" por cada lado a la placa de neopreno. Siendo "d" la altura de la meseta y mín. 5cm.

IMPORTANTE: - Cara superior plana y horizontal en las dos direcciones. Acabado superficial con rugosidad fina.

NOTA (II):


- En el caso de no existir un contacto total no montar los neoprenos en seco o realizar una inyección o posteriori.
- Para no montar en seco, extender una capa de lechada con consistencia plastica-fluida de espesor 0,5-1 cm., sobre la meseta de nivelación al colocar el apoyo.
- Acabado el montaje de la viga limpiar el entorno del neopreno, para dejar libertad de distorsión horizontal al mismo.

NOTA (III): – Dado que las vigas prefabricadas tendrán una contraflecha en el instante del montaje, será necesario disminuir la cota teórica de las mismas en función del valor de la contra-flecha en fábrica antes del montaje.


Valor estimado: Vano 1: 1.00 cm
Vano 2: 7.50 cm
Vano 3: 0.00 cm

– Una vez colocadas las vigas y prelosas, se deberá hormigonar el tablero en un plazo de 1 – 2 meses


Estrep E2 : Alçat frontal
escala 1:90

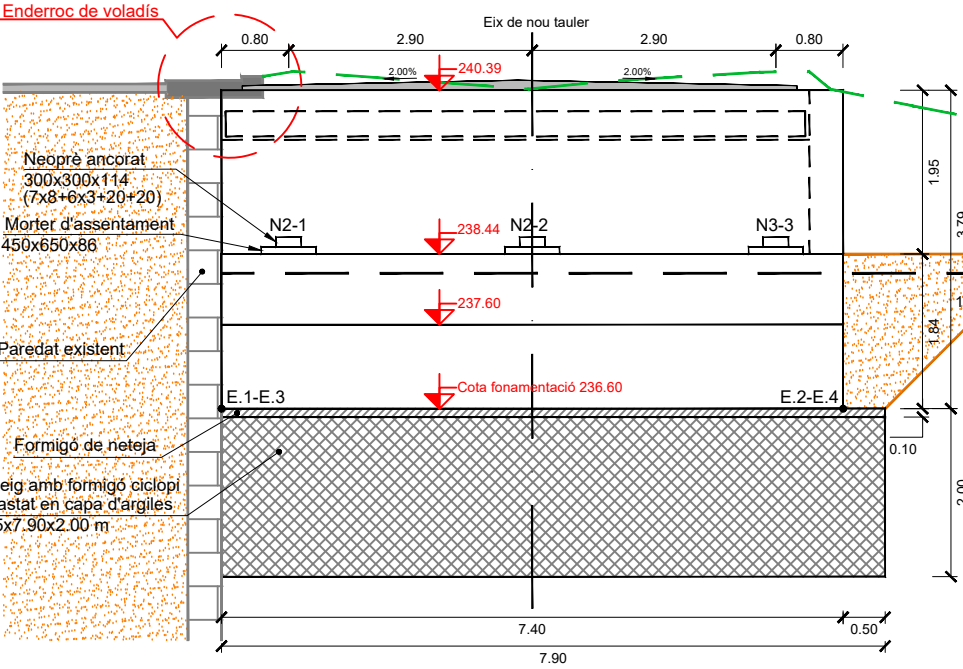


Estrep 2 : Secció central
escala 1:90

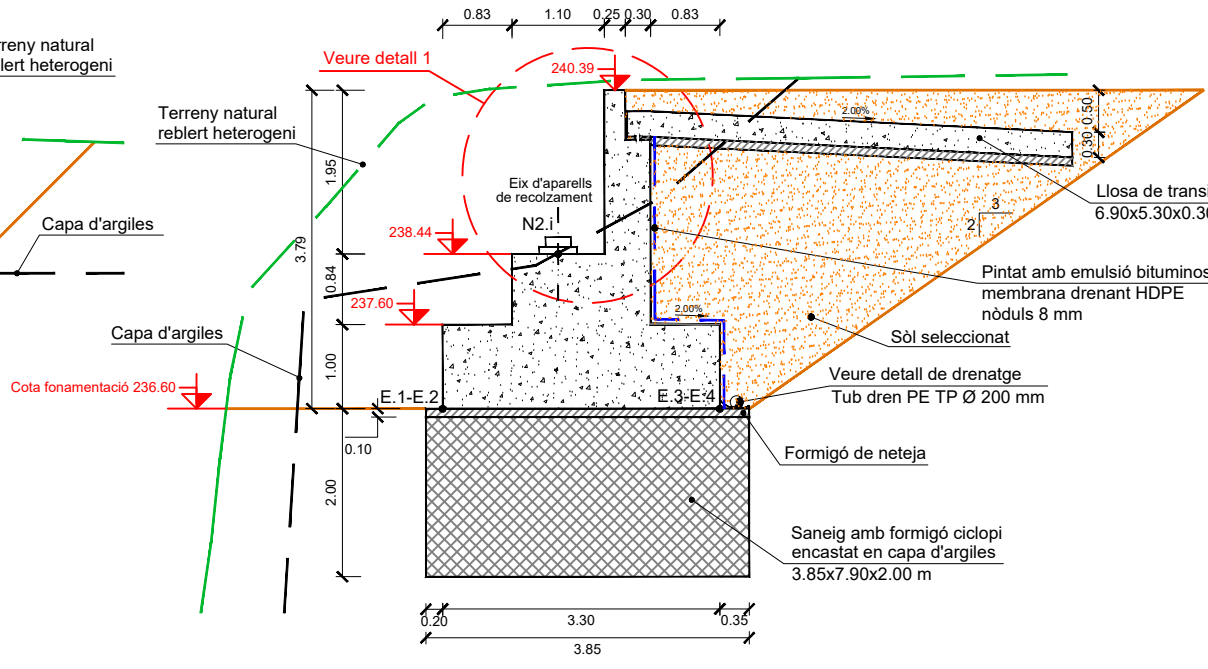


Detall 1
escala 1:45

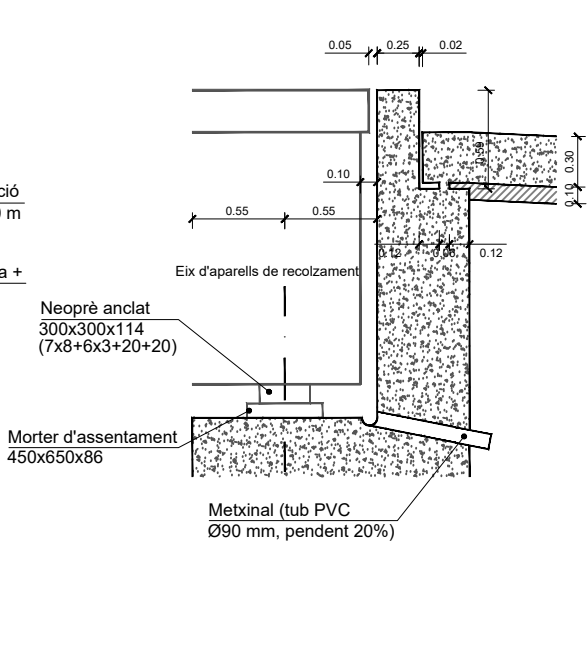


Estrep E2 : Planta
escala 1:90

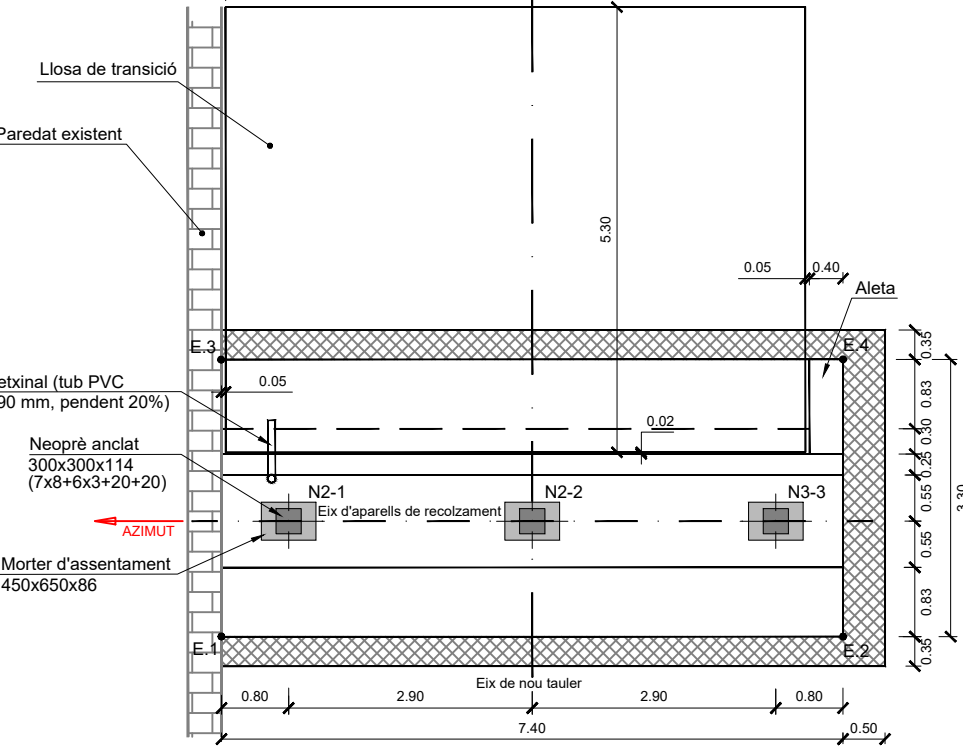

Estrep 2 : Alçat laterals
escala 1:90

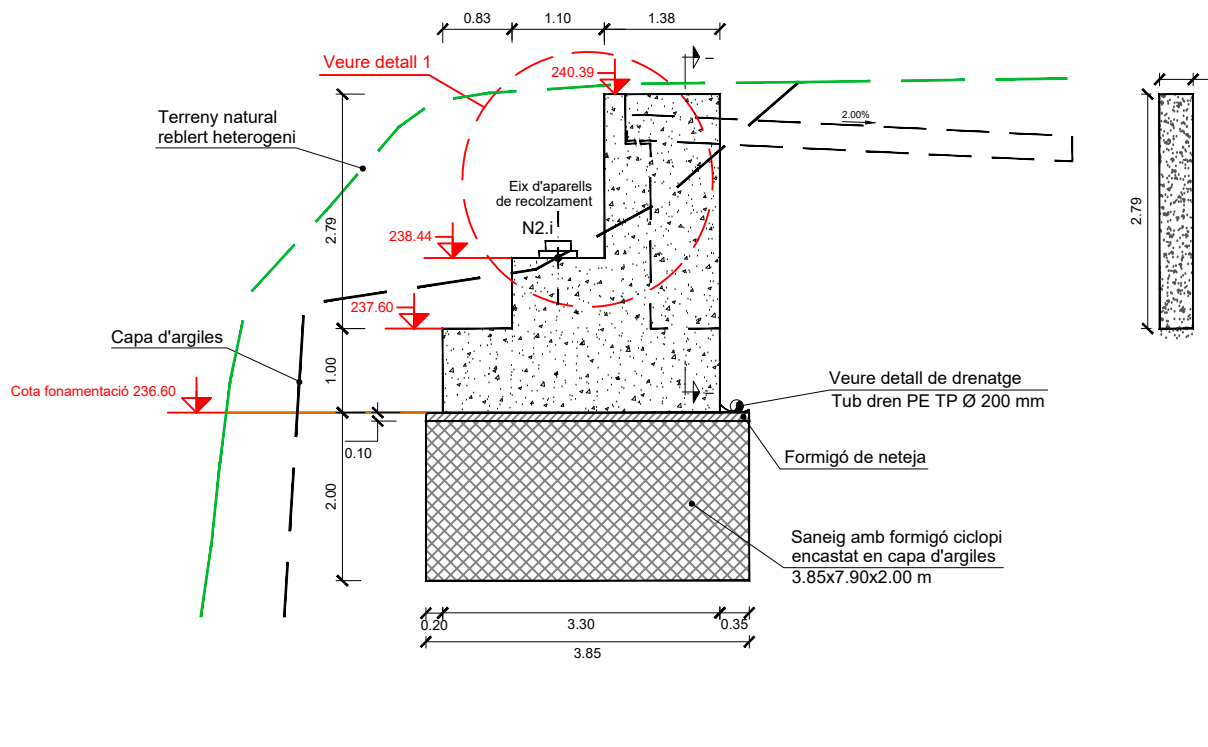

Secció I-I'
escala 1:90

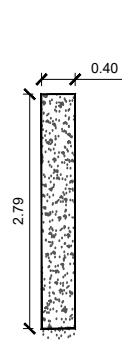


PUNT	COORDENADES REPLANTEIG E-2		
	X	Y	Z
E.1	362348.3245	4574221.6764	236.60
E.2	362347.8218	4574214.2935	236.60
E.3	362351.6169	4574221.4523	236.60
E.4	362351.1142	4574214.0694	236.60


NEOPRÈ	COORDENADES REPLANTEIG BASE NEOPRENS E-2		
	X	Y	Z
N2-1	362349.642	4574220.785	238.44
N2-2	362349.445	4574217.892	238.44
N3-3	362349.248	4574214.998	238.44

Aparell de recolzament ancorat
escala 1:20, cotes en mm


SECCIÓ TRANSVERSAL

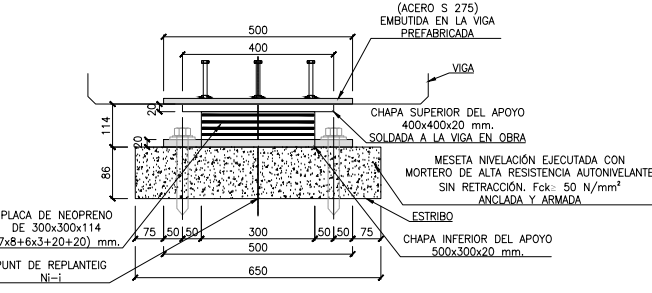


SECCIÓ LONGITUDINAL

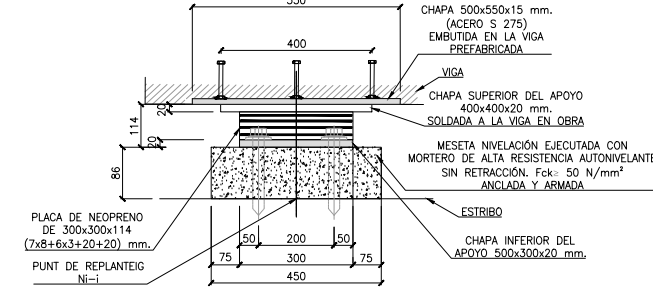

PLANTA

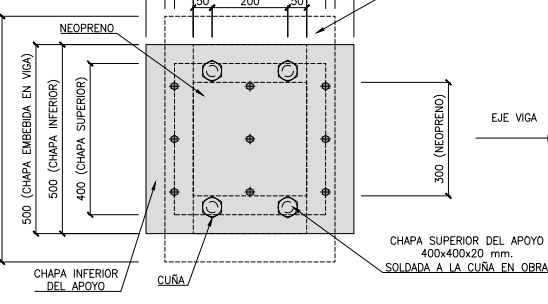

DETALL MORTER D'ASSENTAMENT

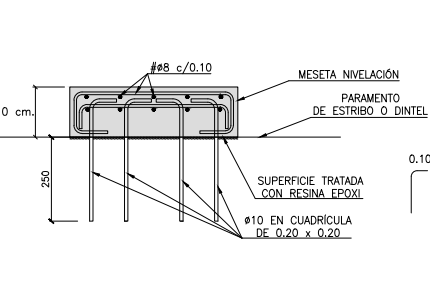

NOTA (I): - Mesetas de mortero de alta resistencia sin retracción.
- La dimensión de la meseta excederá en "d" por cada lado a la placa de neopreno. Siendo "d" la altura de la meseta y mín. 5cm.


IMPORTANTE: - Cara superior plana y horizontal en las dos direcciones. Acabado superficial con rugosidad fina.

NOTA (II): - En el caso de no existir un contacto total no montar los neoprenos en seco o realizar una inyección a posteriori.
- Para no montar en seco, extender una capa de lechada con consistencia plástica-flúida de espesor 0.5-1 cm., sobre la meseta de nivelación al colocar el apoyo.
- Acabado el montaje de la viga limpiar el entorno del neopreno, para dejar libertad de distorsión horizontal al mismo.


NOTA (III): - Dado que las vigas prefabricadas tendrán una contraflecha en el instante del montaje, será necesario disminuir la cota teórica de las mismas en función del valor de la contra-flecha en fábrica antes del montaje.
Valor estimado: Vano 1: 1.00 cm
Vano 2: 7.50 cm
Vano 3: 0.00 cm

- Una vez colocadas las vigas y prelosas, se deberá hormigonar el tablero en un plazo de 1 - 2 meses


ALÇAT FRONTAL
escala 1:40

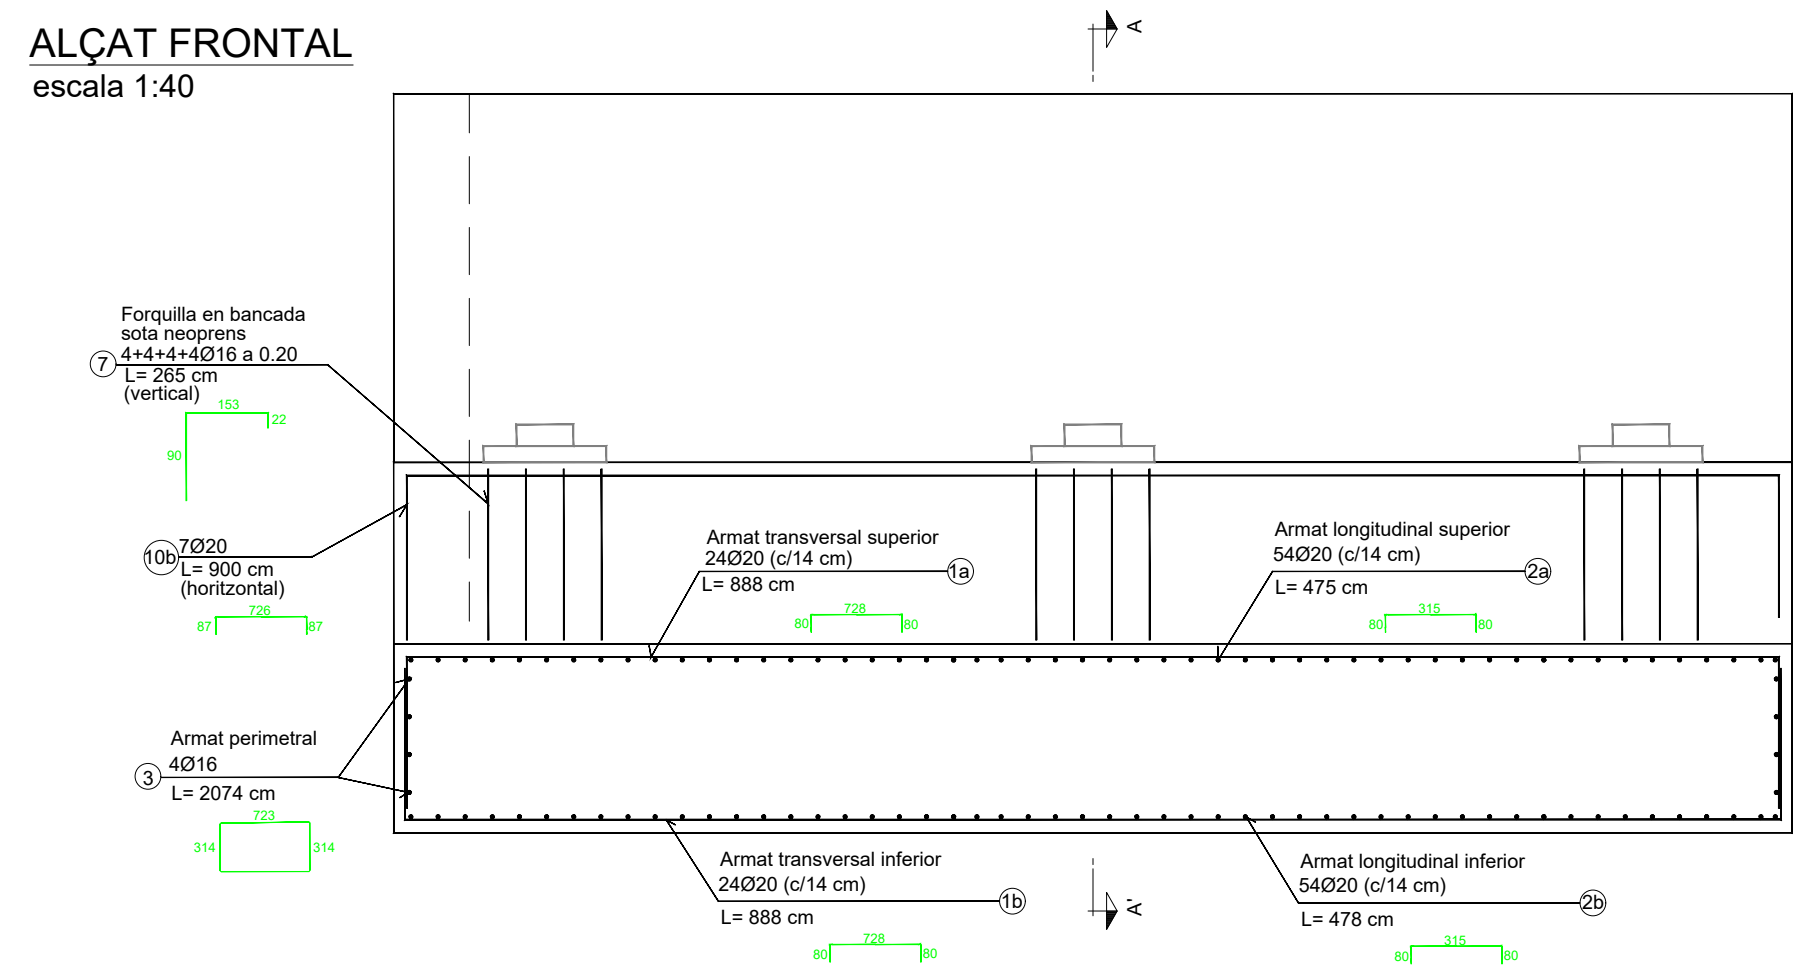


SECCIÓ PER ALETA
escala 1:40

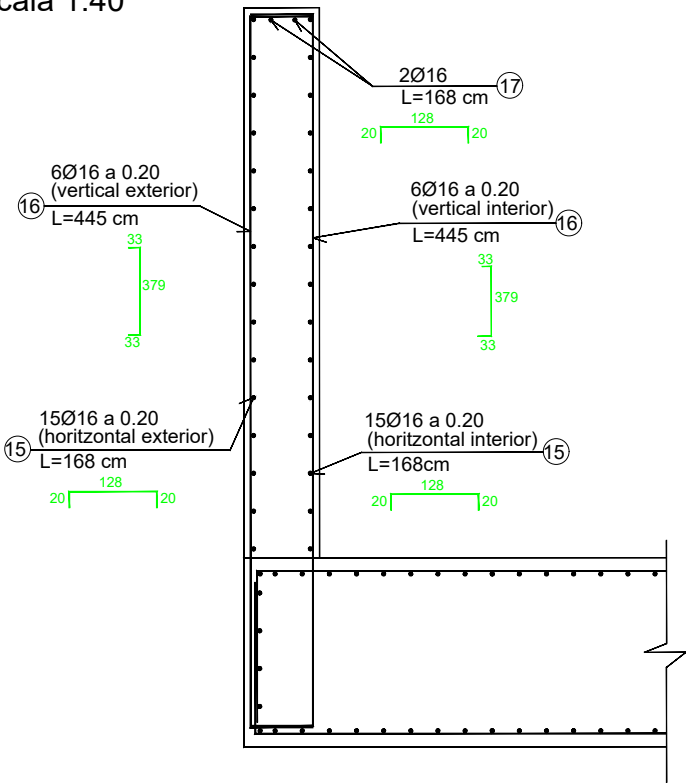

ARMAT ADDICIONAL SOTA APARELLS
DE RECOLZAMENT
escala 1:40

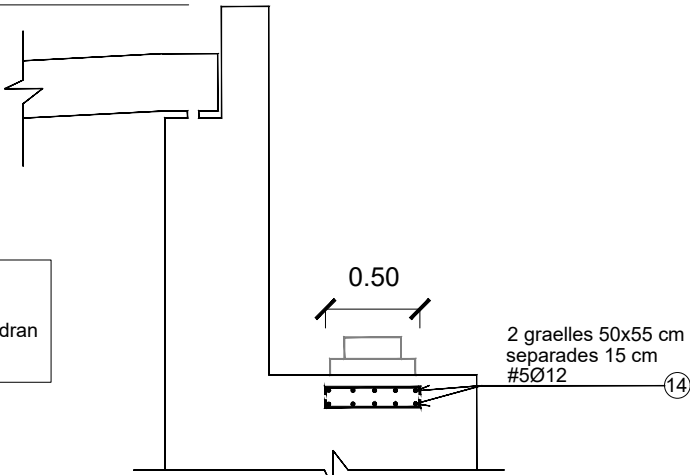

SECCIÓ A-A' PER EIX D'ESTRUCTURA
escala 1:40

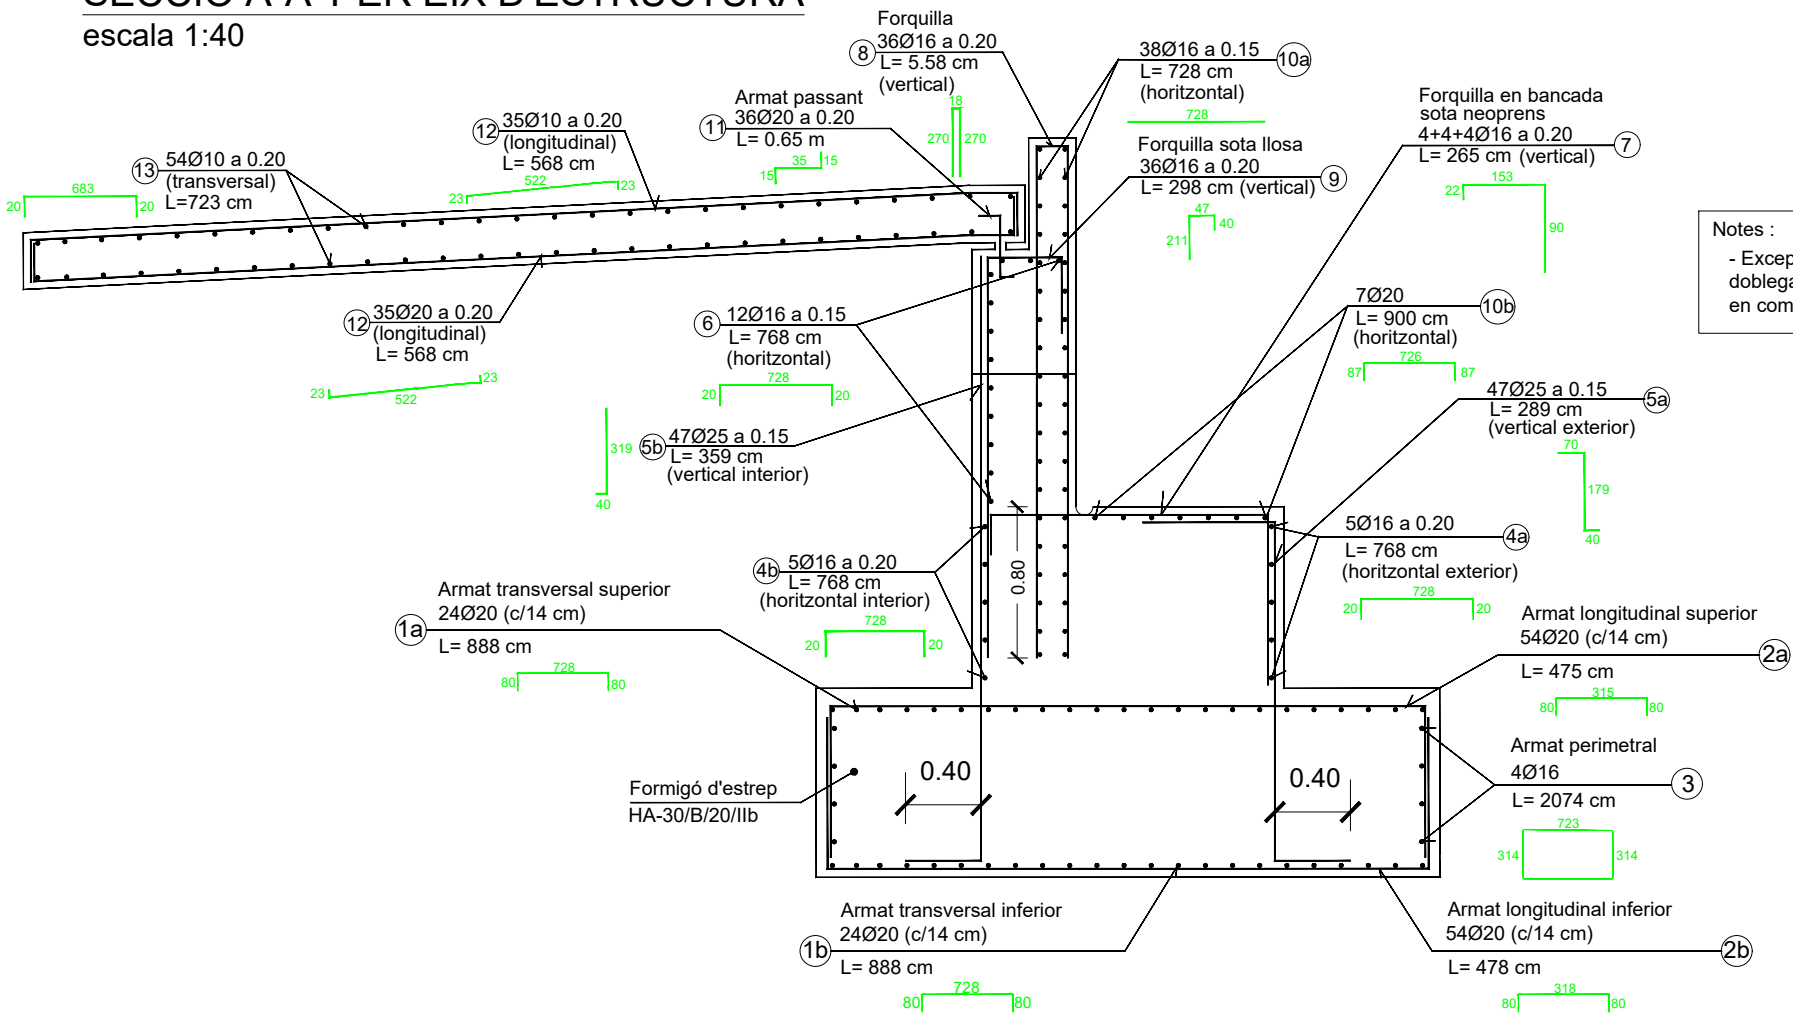

Notes :
- Excepte acotació expressa en plànols, per a radis de doblegament, solapaments i longituds d'ancoratge es tindran en compte les prescripcions de l'actual EHE-08

QUADRE DE MATERIALS NIVELL DE CONTROL					
MATERIAL	ELEMENT	DESIGNACIÓ	NIVELL DE CONTROL	COEFICIENT DE SEGURETAT	RECOBRIMENT ARMADURA
FORMIGÓ	NETEJA	HL-15/B/20	NO ESTRUCTURAL		
	FONAMENTACIÓ	HA-30/B/20/IIb	ESTADÍSTIC	1,50	40
	ESTREPS I PILES	HA-30/B/20/IIb	ESTADÍSTIC	1,50	35
	PRELLOSES	HP-40/AC/12/IIb	ESTADÍSTIC	1,50	25
	BIGUES	HP-50/AC/12/IIb	ESTADÍSTIC	1,50	35
	LLOSA TAULER	HA-30/B/20/IIb	ESTADÍSTIC	1,15	35
ACER	ARMADURES PASSIVES	B-500-SD	NORMAL	1,15	---
	ARMADURES ACTIVES	Y-1860-S7	INTENS	1,15	---
EXECUCIÓ	TOTA L'OBRA	----	INTENS	(2)	---

(1) : La relació aigua/ciment màxima utilitzada i el mínim contingut de ciment s'ajustarà a l'article 37.3.2 de l' EHE-08
(2) : Segons IAP-11 i EHE-08



DIPUTACIÓ DE TARRAGONA

CLAU
P-05/2024

TÍTOL DEL PROJECTE
MODIFICAT NÚM. 2 DEL CONDICIONAMENT DE LES TRAVESSERES
DE VILA-RODONA. CARRETERES TP-2003 i TV-2443.

DATA
ABRIL 2024

EL CAP DE L'ÀREA D'INFRAESTRUCTURES DEL TERRITORI/
L'ENGINYER DE CAMINS, CANALS I PORTS
JAUME VIDAL GONZÁLEZ

EL CAP DE SERVEI DE PROJECTES I OBRES
L'ENGINYER CIVIL
CARLOS LOZANO SÁNCHEZ


ESCALES
A3 = 1/40

TÍTOL DEL PLÀNOL
ESTRUCTURES
PONT NOU SOBRE EL RIU GAIÀ
ESTREP 1. DEFINICIÓ ARMATS


PLÀNOL NÚM.
10.B

FULL
12 DE 18


ALÇAT FRONTAL
escala 1:40

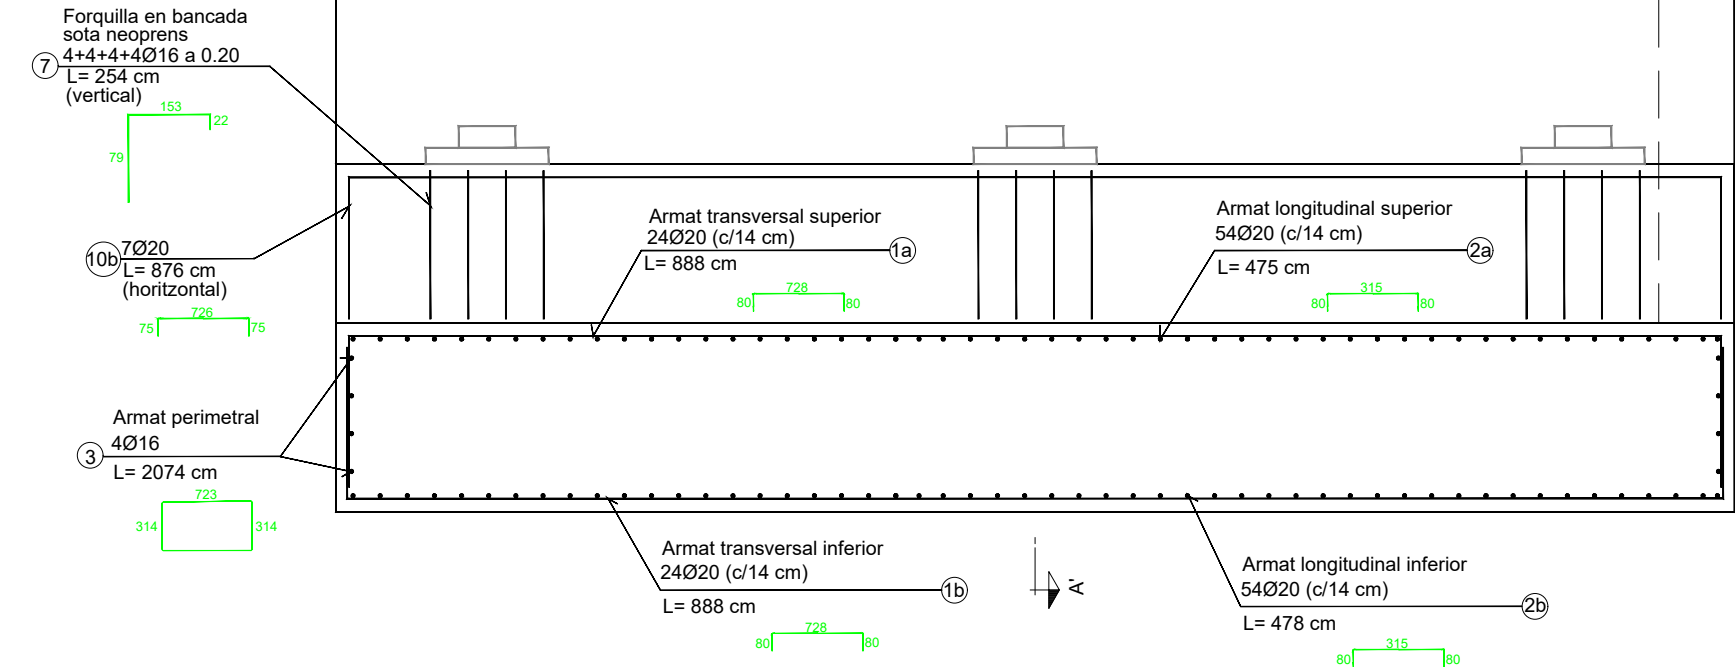


SECCIÓ PER ALETA
escala 1:40

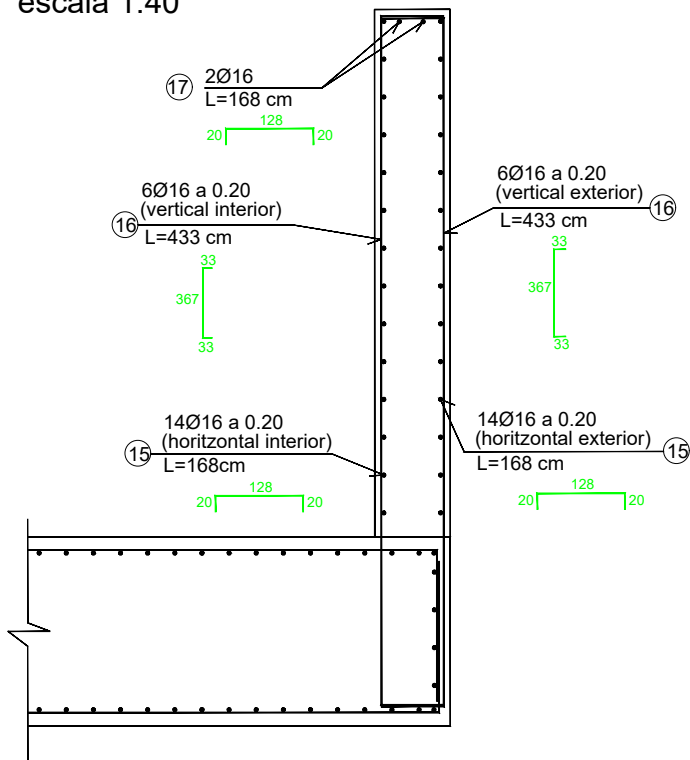

ARMAT ADDICIONAL SOTA APARELLS
DE RECOLZAMENT
escala 1:40

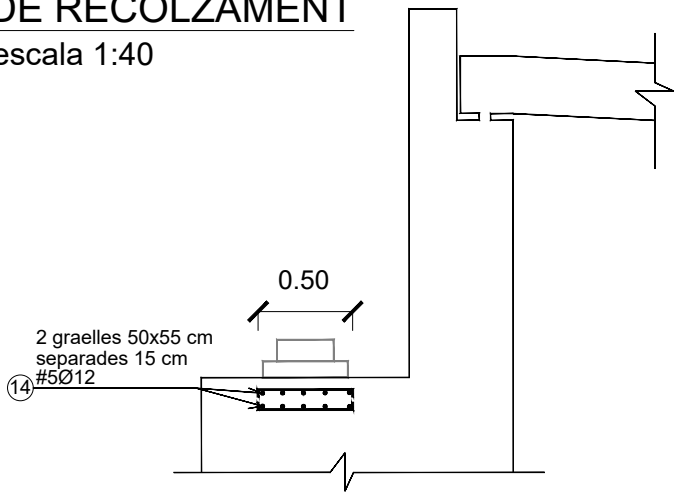

SECCIÓ A-A' PER EIX D'ESTRUCTURA
escala 1:40

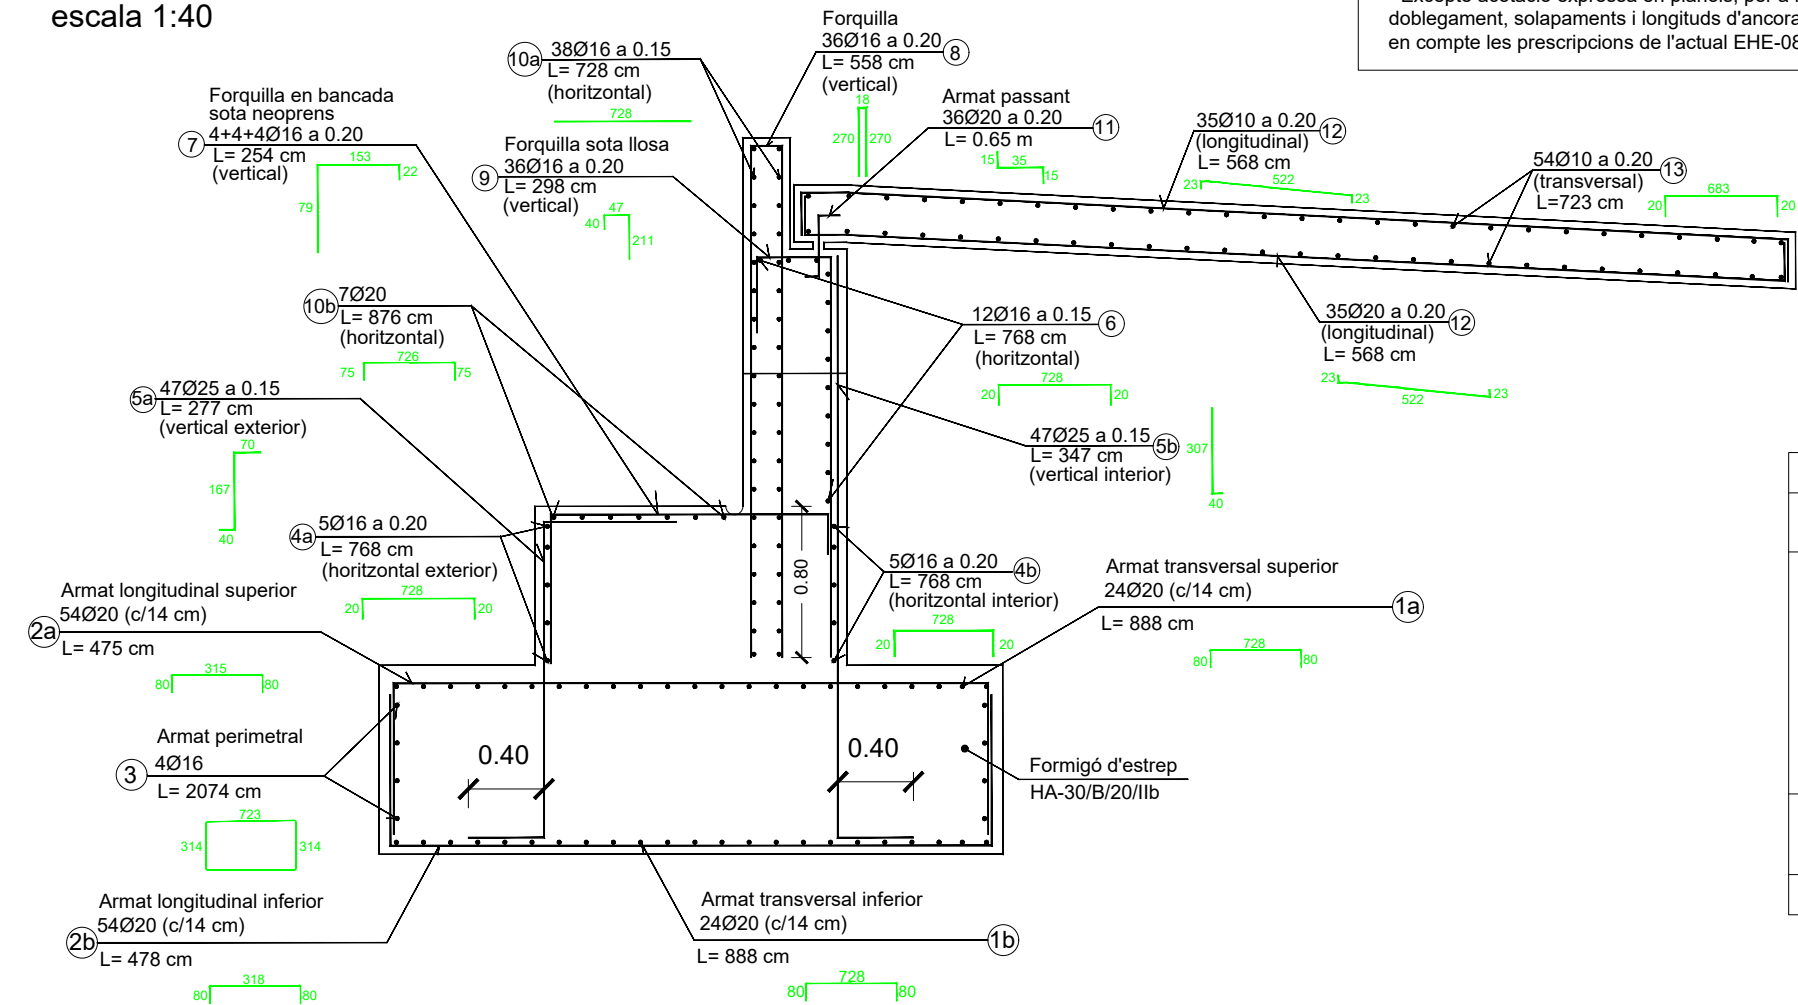


Notes :
- Excepte acotació expressa en plànols, per a radis de doblegament, solapaments i longituds d'ancoratge es tindran en compte les prescripcions de l'actual EHE-08


QUADRE DE MATERIALS NIVELL DE CONTROL					
MATERIAL	ELEMENT	DESIGNACIÓ	NIVELL DE CONTROL	COEFICIENT DE SEGURETAT	RECOBRIMENT ARMADURA
(1)	NETEJA	HL-15/B/20	NO ESTRUCTURAL		
	FONAMENTACIÓ	HA-30/B/20/IIb	ESTADÍSTIC	1,50	40
	ESTREPS I PILES	HA-30/B/20/IIb	ESTADÍSTIC	1,50	35
	PRELLOSES	HP-40/AC/12/IIb	ESTADÍSTIC	1,50	25
	BIGUES	HP-50/AC/12/IIb	ESTADÍSTIC	1,50	35
ACER	LLOSA TAULER	HA-30/B/20/IIb	ESTADÍSTIC	1,15	35
	ARMADURES PASSIVES	B-500-SD	NORMAL	1,15	---
EXECUCIÓ	ARMADURES ACTIVES	Y-1860-S7	INTENS	1,15	---
	TOTA L'OBRA	-----	INTENS	(2)	---

(1) : La relació aigua/ciment màxima utilitzada i el mínim contingut de ciment s'ajustarà a l'article 37.3.2 de l' EHE-08
(2) : Segons IAP-11 i EHE-08


Pila 1: Secció I-I'
escala 1:90

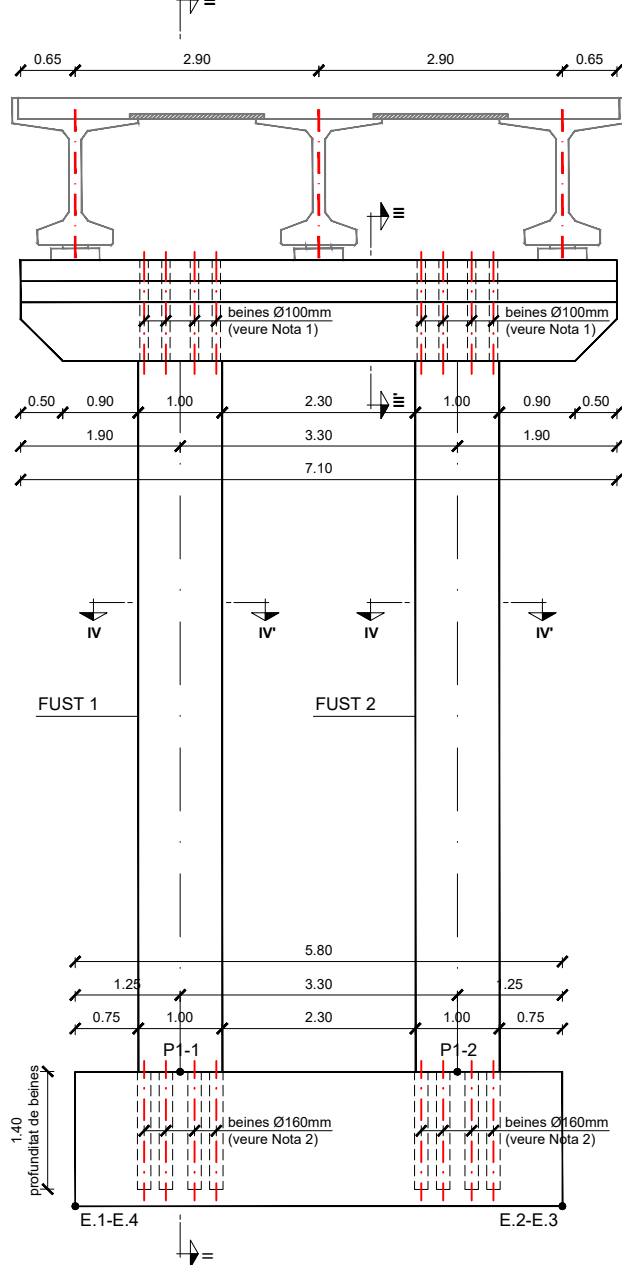


Sabata i dintell pila 1
escala 1:90

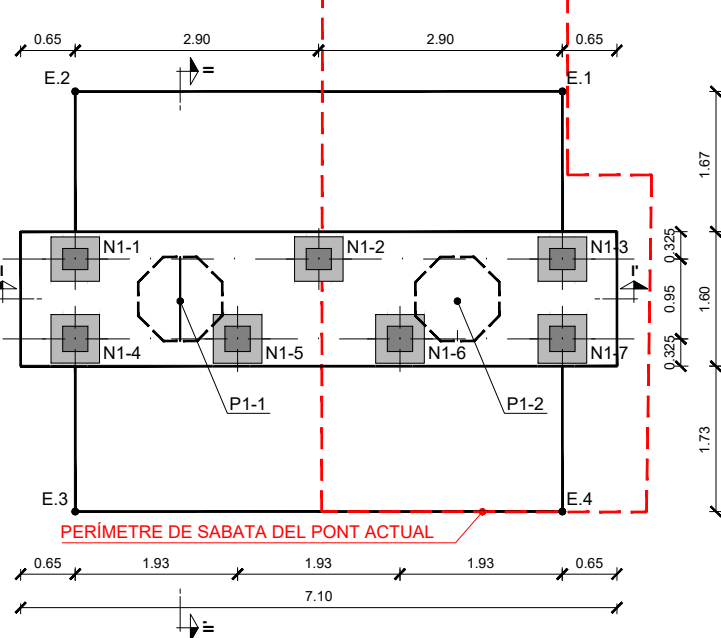


Pila 1: Secció II-II'
escala 1:90

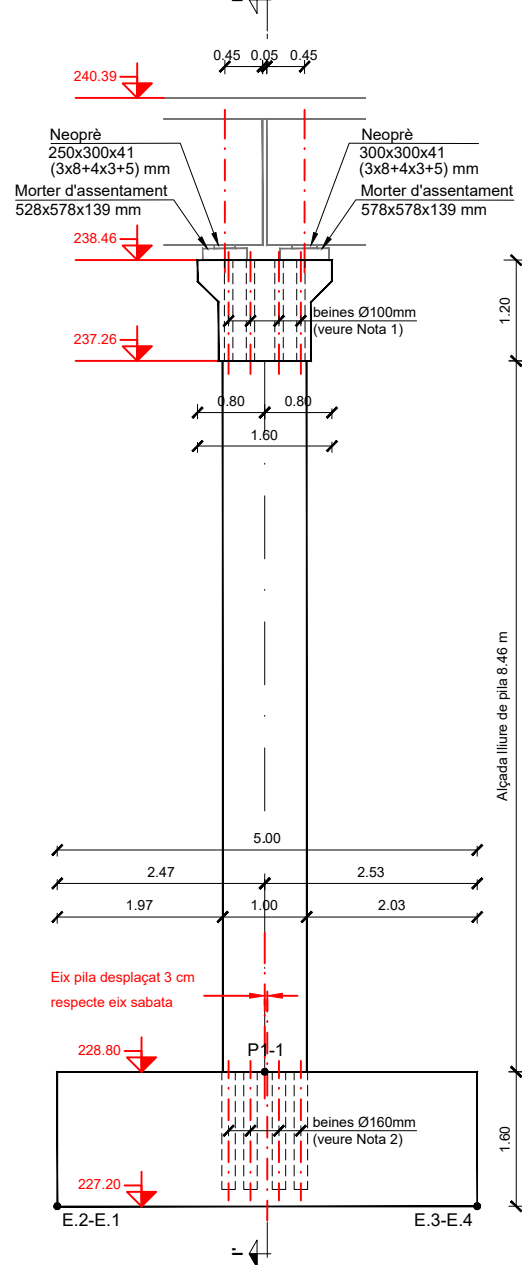


Planta dintell pila 1
escala 1:90

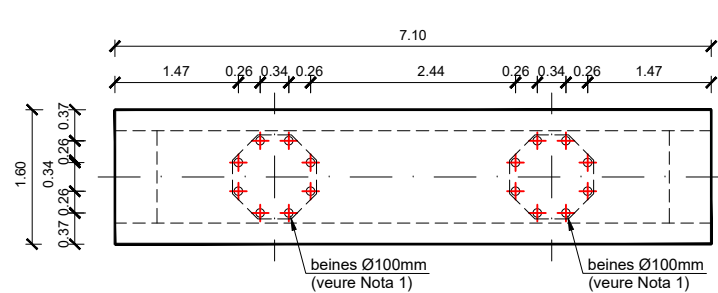


Planta sabata pila 1
escala 1:90

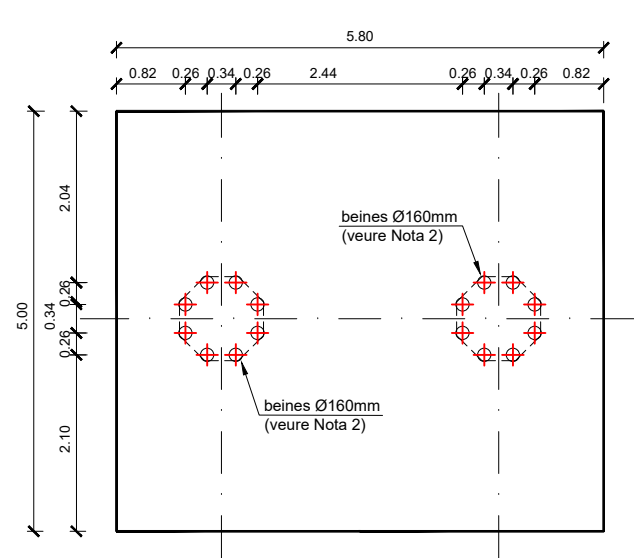

Definició de dintell. Secció III-III'
escala 1:90

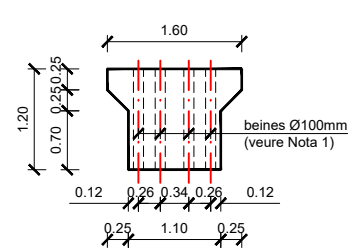


Definició de pila. Secció IV-IV'
escala 1:90

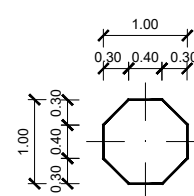


Aparell de recolzament
escala s/e, cotes en mm

DETALL NEOPRÈ

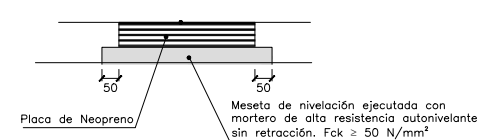

DETALL MORTER D'ASSENTAMENT

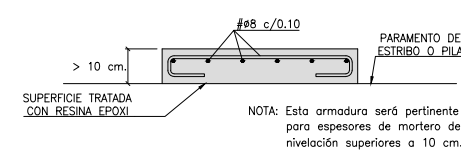

PUNT	COORDENADES REPLANTEIG SABATA DE PILA 1		
	X	Y	Z
E.1	362306.3517	4574223.7327	227.20
E.2	362305.9577	4574217.9461	227.20
E.3	362310.9461	4574217.6064	227.20
E.4	362311.3401	4574223.3930	227.20

NEOPRÈ	COORDENADES REPLANTEIG BASE NEOPRENS PILA 1		
	X	Y	Z
N1-1	362307.948	4574217.811	238.46
N1-2	362308.145	4574220.704	238.46
N1-3	362308.342	4574223.597	238.46
N1-4	362308.896	4574217.746	238.46
N1-5	362309.027	4574219.675	238.46
N1-6	362309.158	4574221.603	238.46
N1-7	362309.290	4574223.532	238.46

PUNT	COORDENADES REPLANTEIG PILA 1		
	X	Y	Z
P1-1	362308.507	4574219.025	228.80
P1-2	362308.731	4574222.318	228.80

Nota: La longitud de fabricació serà (altura de pila -3cm)

Nota 1: Vainas metálicas corrugadas de Ø100 mm., para su llenado en el momento del montaje con con mortero fluido de retracción compensada tipo BettogROUT ó similar y resistencia característica > 50 N/mm².

Nota 2: Vainas metálicas corrugadas de Ø160 mm., para su llenado en el momento del montaje con con mortero fluido de retracción compensada tipo BettogROUT ó similar y resistencia característica > 50 N/mm².

NOTA (I): - Mesetas de mortero de alta resistencia sin retracción.
- La dimensión de la meseta excederá en "d" por cada lado a la placa de neopreno. Siendo "d" la altura de la meseta y mín. 5cm.

IMPORTANTE: - Cara superior plana y horizontal en las dos direcciones. Acabado superficial con rugosidad fina.

NOTA (II): - En el caso de no existir un contacto total no montar los neoprenos en seco o realizar una inyección a posteriori.
- Para no montar en seco, extender una capa de lechada con consistencia plastica-fluida de espesor 0.5-1 cm., sobre la meseta de nivelación al colocar el apoyo.
- Acabado el montaje de la viga limpiar el entorno del neopreno, para dejar libertad de distorsión horizontal al mismo.

NOTA (III): - Dado que las vigas prefabricadas tendrán una contraflecha en el instante del montaje, será necesario disminuir la cota teórica de las mismas en función del valor de la contra-flecha

Valor estimado: Vano 1: 1.00 cm
Vano 2: 7.50 cm
Vano 3: 0.00 cm

- Una vez colocadas las vigas y prelosas, se deberá hormigonar el tablero en un plazo de 1 - 2 meses



DIPUTACIÓ DE TARRAGONA

CLAU

P-05/2024

TÍTOL DEL PROJECTE

MODIFICAT NÚM. 2 DEL CONDICIONAMENT DE LES TRAVESSERES DE VILA-RODONA. CARRETERES TP-2003 I TV-2443.

DATA

ABRIL 2024

EL CAP DE L'ÀREA D'INFRAESTRUCTURES DEL TERRITORI/
L'ENGINYER DE CAMINS, CANALS I PORTS

JAUME VIDAL GONZÁLEZ

EL CAP DE SERVEI DE PROJECTES I OBRES
L'ENGINYER CIVIL

CARLOS LOZANO SÁNCHEZ

ESCALES

A3 = 1/90

TÍTOL DEL PLANOL

ESTRUCTURES
PONT NOU SOBRE EL RIU GAIÀ
PILA 1: DEFINICIÓ GEOMÈTRICA


PLANOL NÚM.

10.B


FULL

14 DE 18


Pila 2: Secció I-I'
escala 1:90

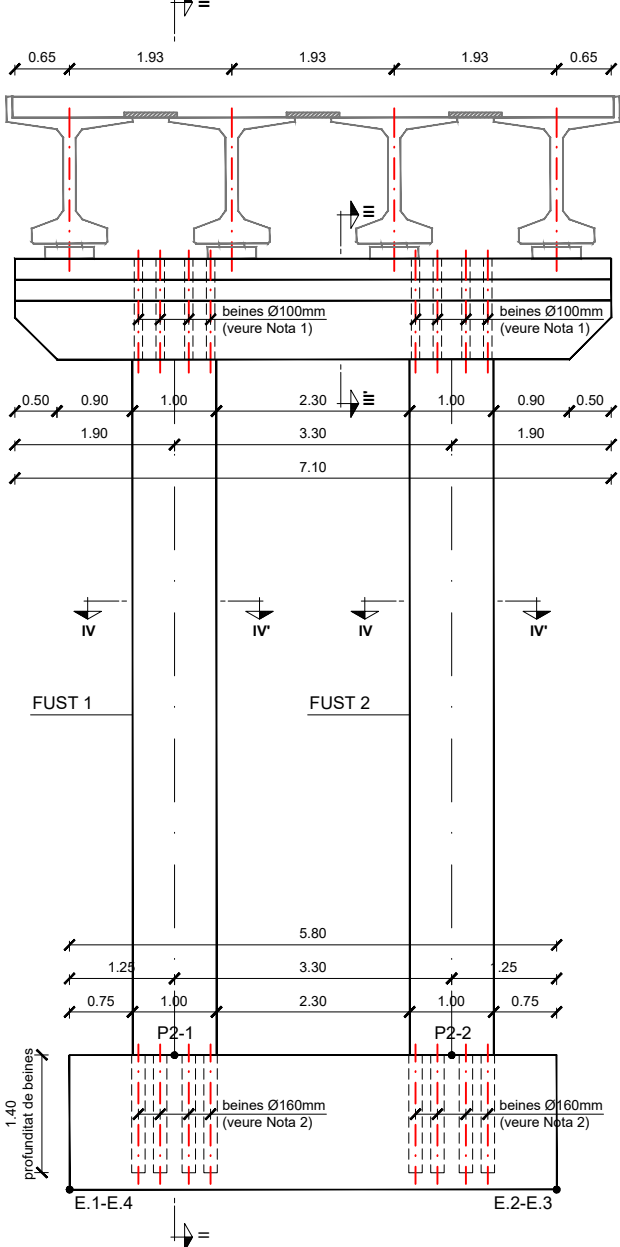


Sabata i dintell pila 2
escala 1:90

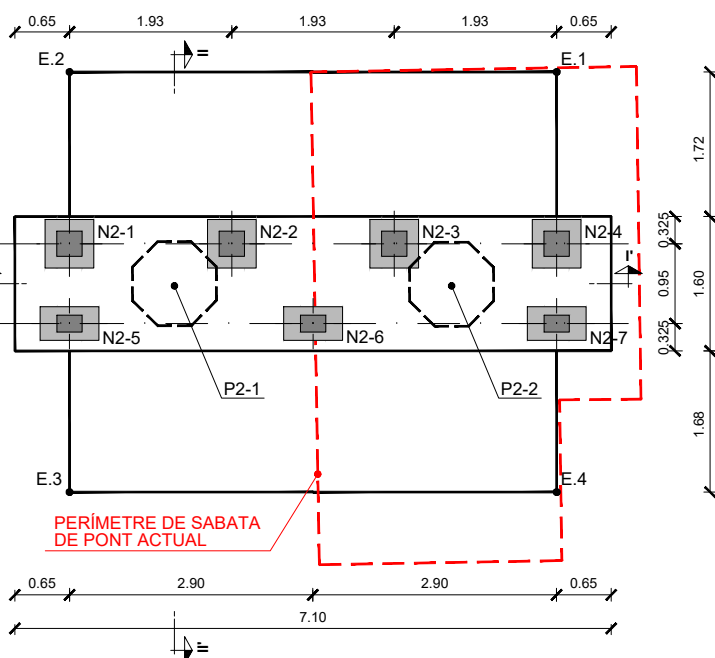


Pila 2: Secció II-II'
escala 1:90

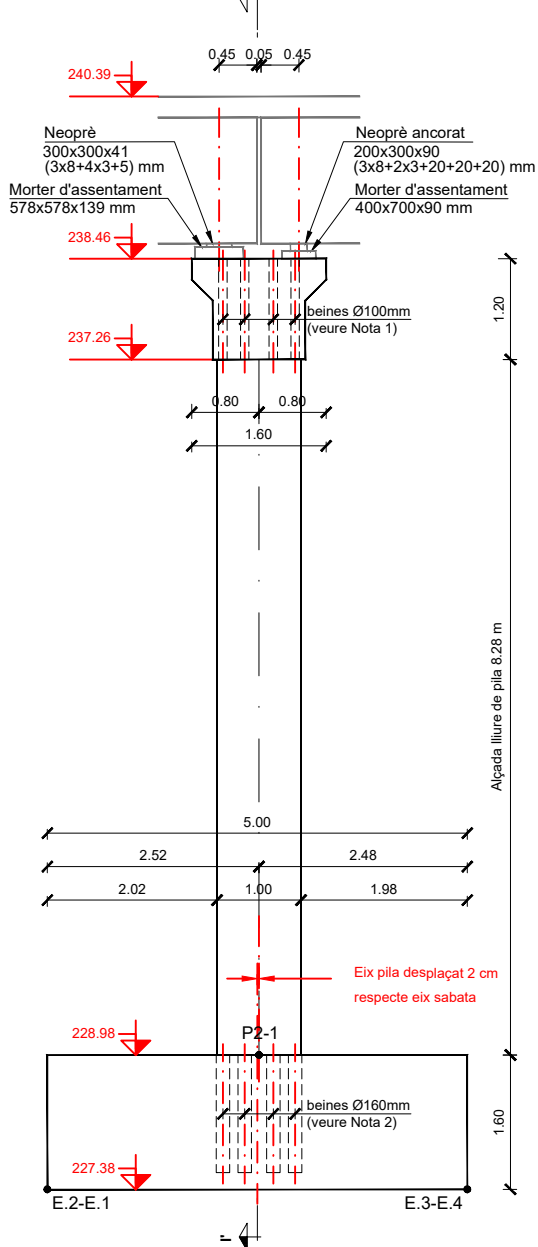


Planta dintell pila 2
escala 1:90

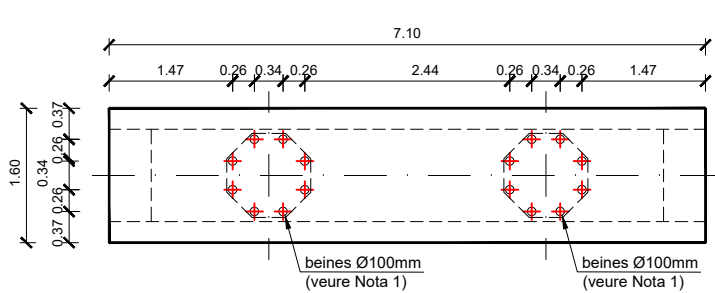


Planta sabata pila 2
escala 1:90

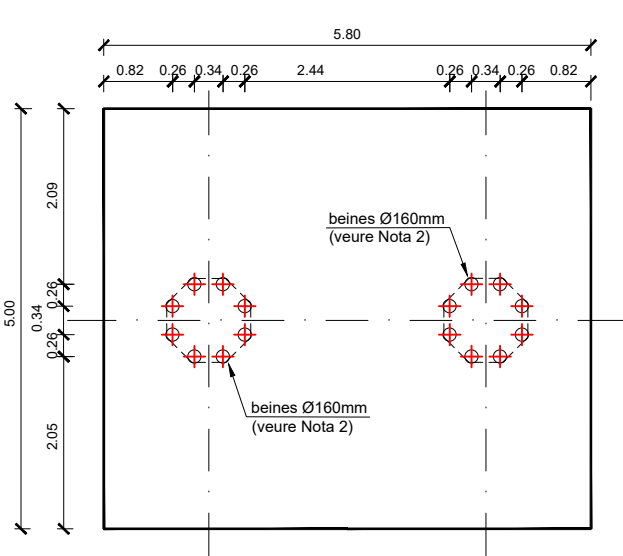


Definició de dintell. Secció III-III'
escala 1:90

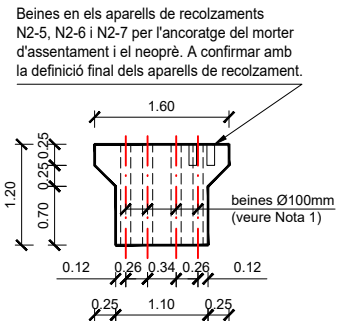


Definició de pila. Secció IV-IV'
escala 1:90

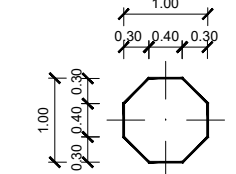


Aparell de recolzament
escala s/e, cotes en mm

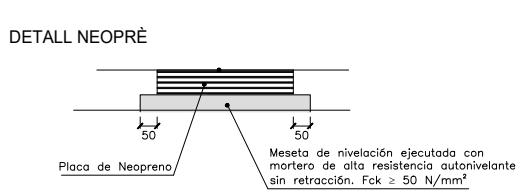


DETALL MORTER D'ASSENTAMENT

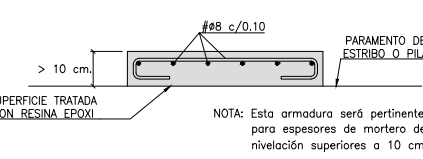


Aparell de recolzament ancorat (N2-5, N2-6 i N2-7)
escala 1:20, cotes en mm

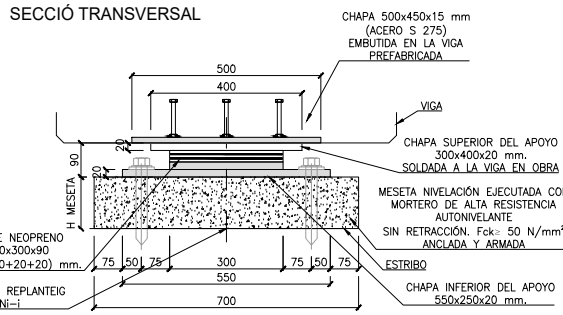


SECCIÓ LONGITUDINAL

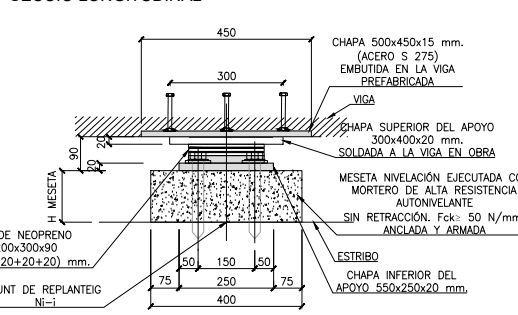

PLANTA

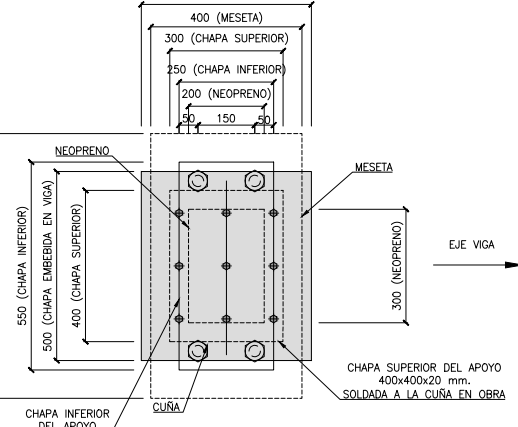

DETALL MORTER D'ASSENTAMENT

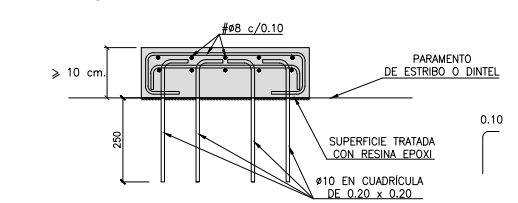

PUNT	COORDENADES REPLANTEIG SABATA DE PILA 2		
	X	Y	Z
E.1	362339.2914	4574221.4899	227.38
E.2	362338.8974	4574215.7033	227.38
E.3	362343.8858	4574215.3637	227.38
E.4	362344.2798	4574221.1503	227.38

NEOPRÈ	COORDENADES REPLANTEIG BASE NEOPRENS PILA 2		
	X	Y	Z
N2-1	362340.937	4574215.564	238.46
N2-2	362341.069	4574217.493	238.46
N2-3	362341.200	4574219.422	238.46
N2-4	362341.331	4574221.351	238.46
N2-5	362341.885	4574215.500	238.46
N2-6	362342.082	4574218.394	238.46
N2-7	362342.279	4574221.287	238.46

PUNT	COORDENADES REPLANTEIG PILA 2		
	X	Y	Z
P2-1	362341.496	4574216.779	228.98
P2-2	362341.720	4574220.071	228.98

Nota: La longitud de fabricació serà (altura de pila -3cm)

Nota 1: Vainas metálicas corrugadas de Ø100 mm., para su llenado en el momento del montaje con con mortero fluido de retracción compensada tipo BettogROUT ó similar y resistencia característica > 50 N/mm².

Nota 2: Vainas metálicas corrugadas de Ø160 mm., para su llenado en el momento del montaje con con mortero fluido de retracción compensada tipo BettogROUT ó similar y resistencia característica > 50 N/mm².

NOTA (I): - Mesetas de mortero de alta resistencia sin retracción.
- La dimensión de la meseta excederá en "d" por cada lado a la placa de neopreno. Siendo "d" la altura de la meseta y mín. 5cm.

IMPORTANTE: - Cara superior plana y horizontal en las dos direcciones. Acabado superficial con rugosidad fina.


NOTA (II): - En el caso de no existir un contacto total no montar los neoprenos en seco o realizar una inyección a posteriori.
- Para no montar en seco, extender una capa de lechada con consistencia plástica-fluida de espesor 0.5-1 cm., sobre la meseta de nivelación al colocar el apoyo.
- Acabado el montaje de la viga limpiar el entorno del neopreno, para dejar libertad de distorsión horizontal al mismo.

NOTA (III): - Dado que las vigas prefabricadas tendrán una contraflecha en el instante del montaje, será necesario disminuir la cota teórica de las mismas en función del valor de la contra-flecha


Valor estimado: Vano 1: 1.00 cm
Vano 2: 7.50 cm
Vano 3: 0.00 cm

- Una vez colocadas las vigas y prelosas, se deberá hormigonar el tablero en un plazo de 1 - 2 meses


PLANTA DE SABATA : ARMAT SUPERIOR
escala 1:75

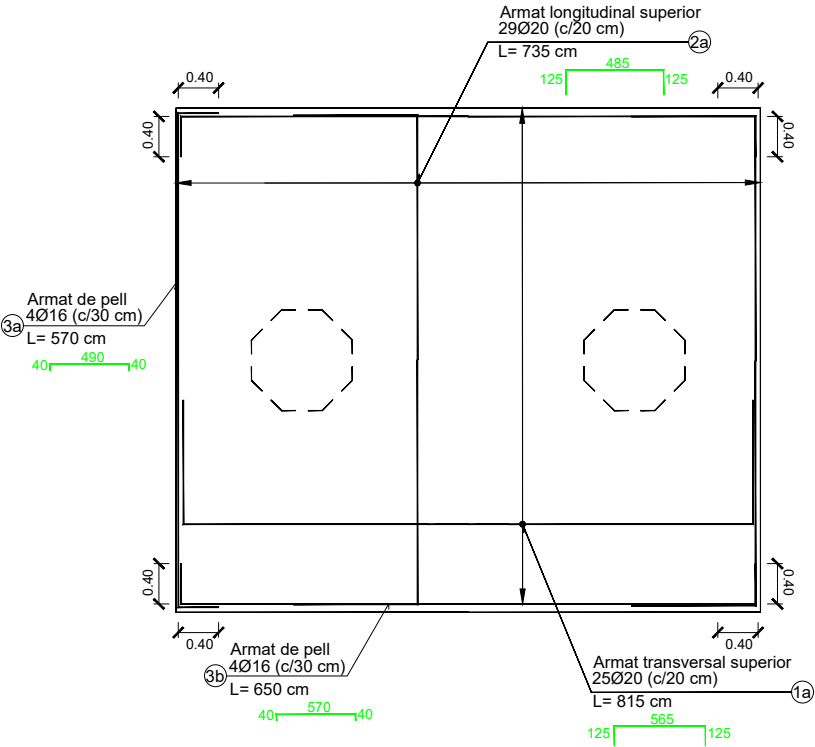


PLANTA DE SABATA : ARMAT INFERIOR
escala 1:75

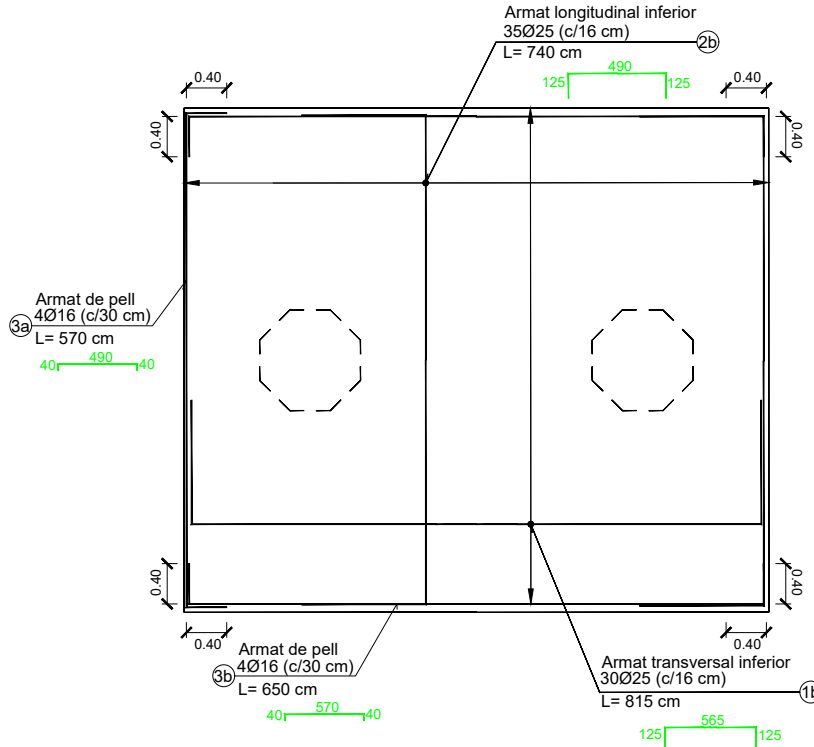


PLANTA DE SABATA : ARMAT D'ESFORÇ TALLANT LONGITUDINAL
escala 1:75

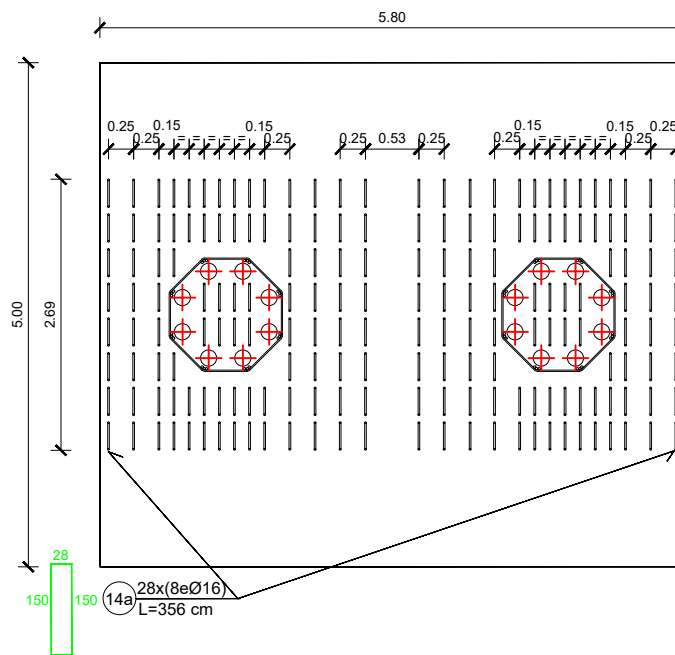


PLANTA DE SABATA : ARMAT D'ESFORÇ TALLANT TRANSVERSAL
escala 1:75

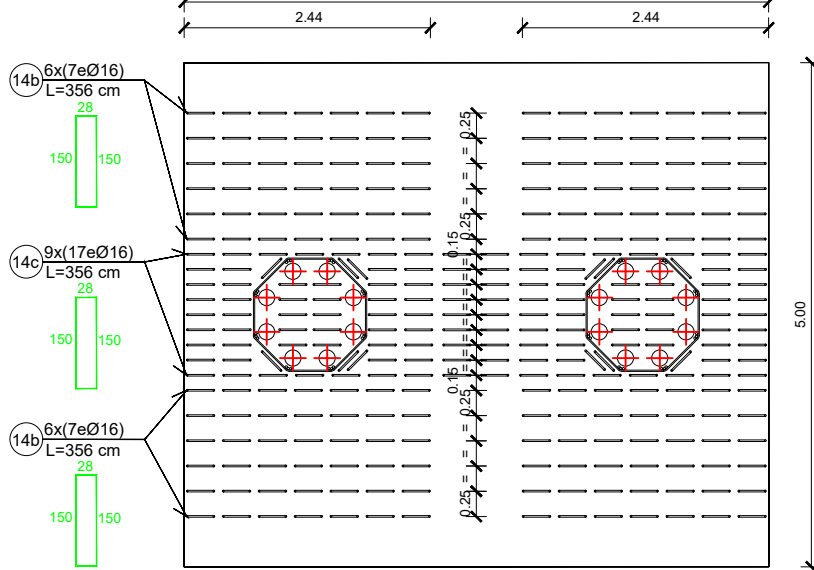


Detall unió pila-sabata
escala s/e

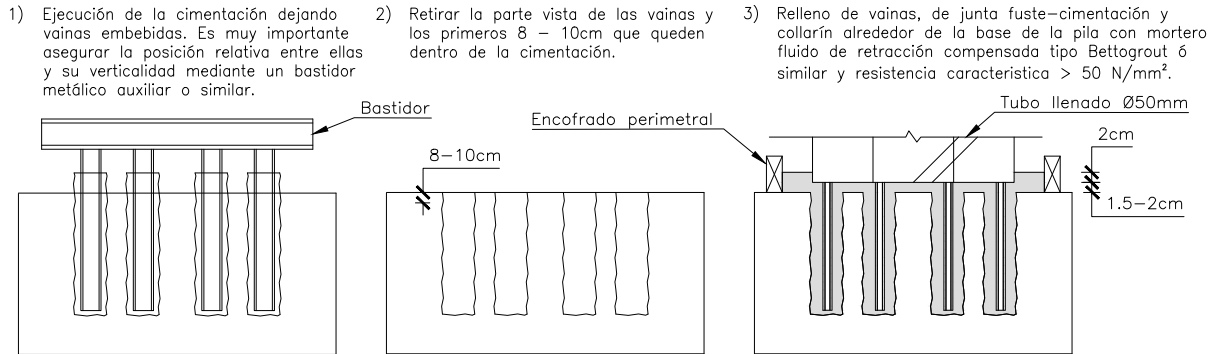


ALÇAT FRONTAL
escala 1:75

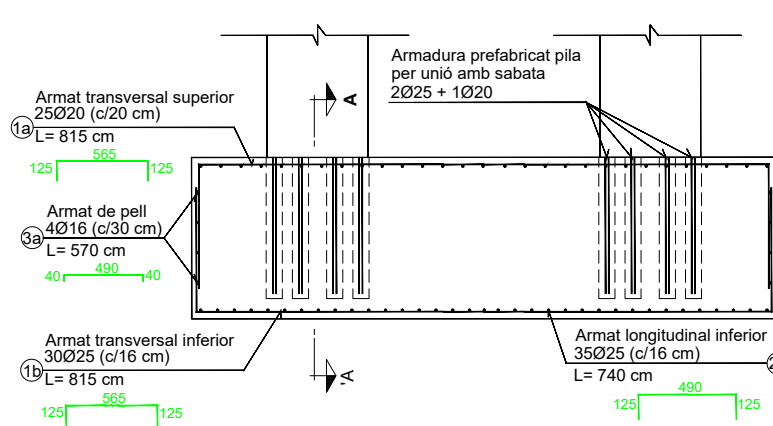


SECCIÓ A-A'
escala 1:75

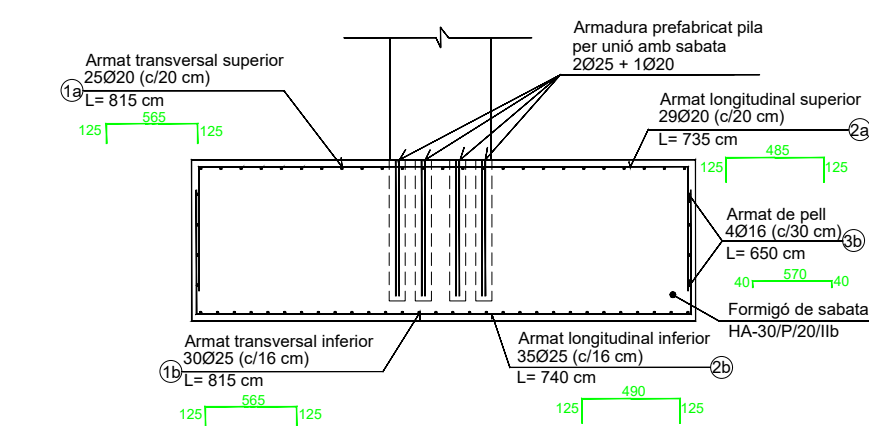

Armadura beines sabata. Planta
escala 1:50

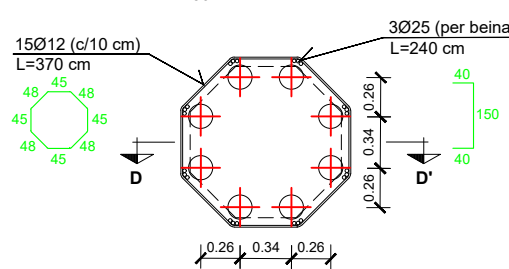

Armadura beines sabata. Secció D-D'
escala 1:50

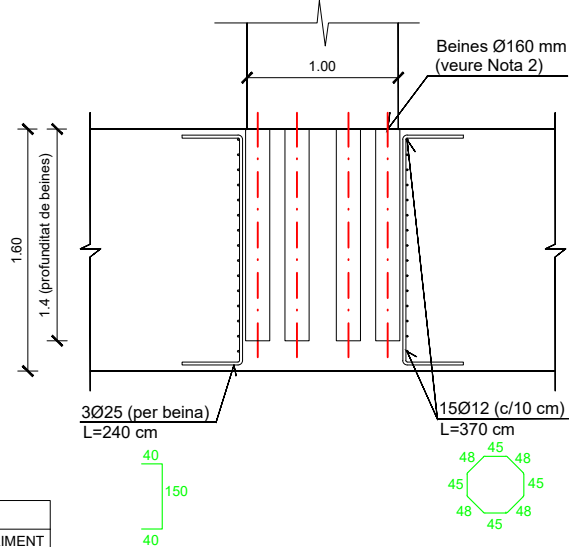

Notes :
- Excepte acotació expressa en plànols, per a radis de doblegament, solapaments i longituds d'ancoratge es tindran en compte les prescripcions de l'actual EHE-08


QUADRE DE MATERIALS NIVELL DE CONTROL					
MATERIAL	ELEMENT	DESIGNACIÓ	NIVELL DE CONTROL	COEFICIENT DE SEGURETAT	RECOBRIMENT ARMADURA
FORMIGÓ	NETEJA	HL-15/B/20	NO ESTRUCTURAL		
	FONAMENTACIÓ	HA-30/B/20/IIb	ESTADÍSTIC	1,50	40
	ESTREPS I PILES	HA-30/B/20/IIb	ESTADÍSTIC	1,50	35
	PRELLOSES	HP-40/AC/12/IIb	ESTADÍSTIC	1,50	25
	BIGUES	HP-50/AC/12/IIb	ESTADÍSTIC	1,50	35
	LLOSA TAULER	HA-30/B/20/IIb	ESTADÍSTIC	1,15	35
ACER	ARMADURES PASSIVES	B-500-SD	NORMAL	1,15	---
	ARMADURES ACTIVES	Y-1860-S7	INTENS	1,15	---
EXECUCIÓ	TOTA L'OBRA	-----	INTENS	(2)	---

(1) : La relació aigua/ciment màxima utilitzada i el mínim contingut de ciment s'ajustarà a l'article 37.3.2 de l' EHE-08
(2) : Segons IAP-11 i EHE-08




Armatura de la llosa

escala 1:200

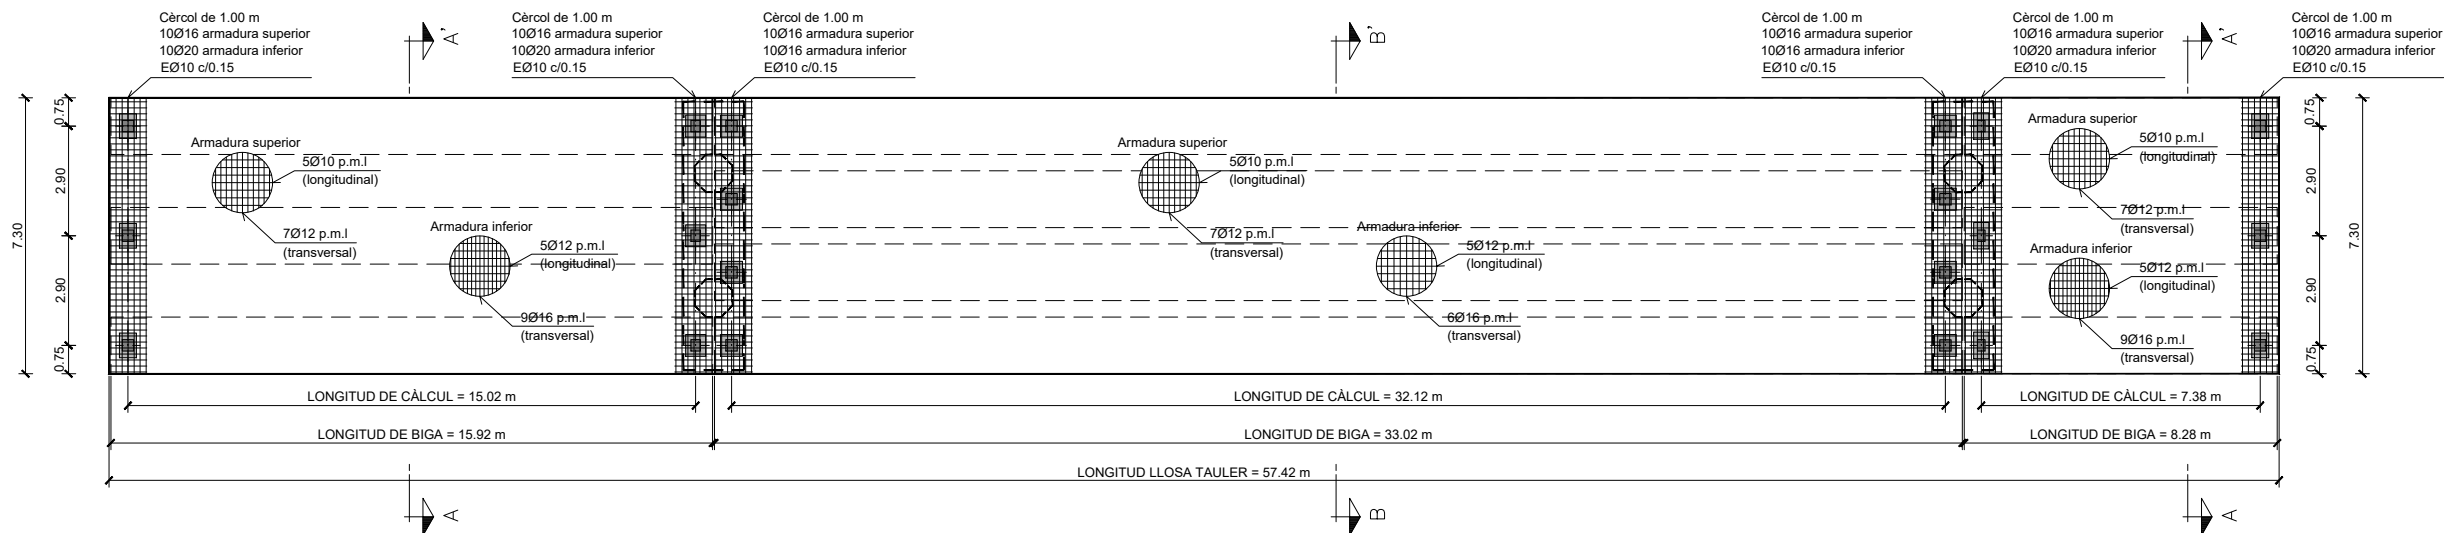


Detall de ròtula en continuïtat

escala 1:20

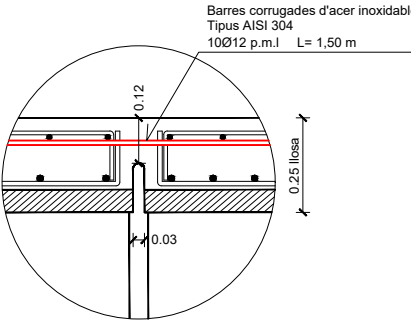


Col·locació plaques encofrat perdut

escala 1:50

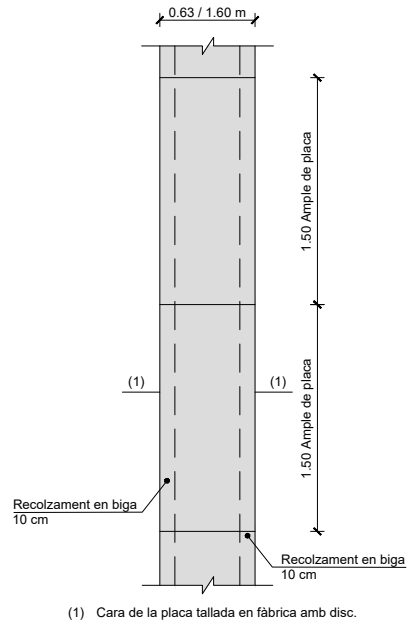


Armatura de la llosa. Secció A-A'

escala 1:50

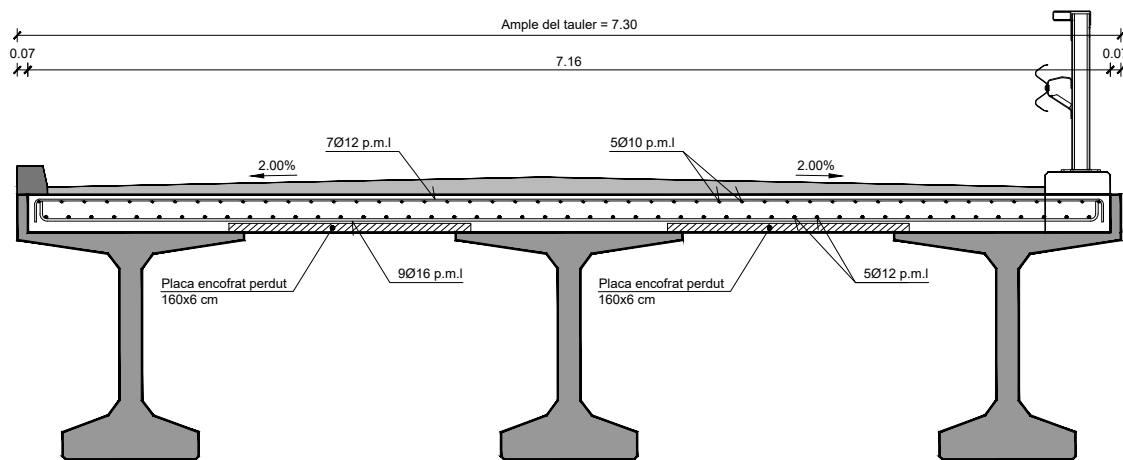


Armatura de la llosa. Secció B-B'

escala 1:50

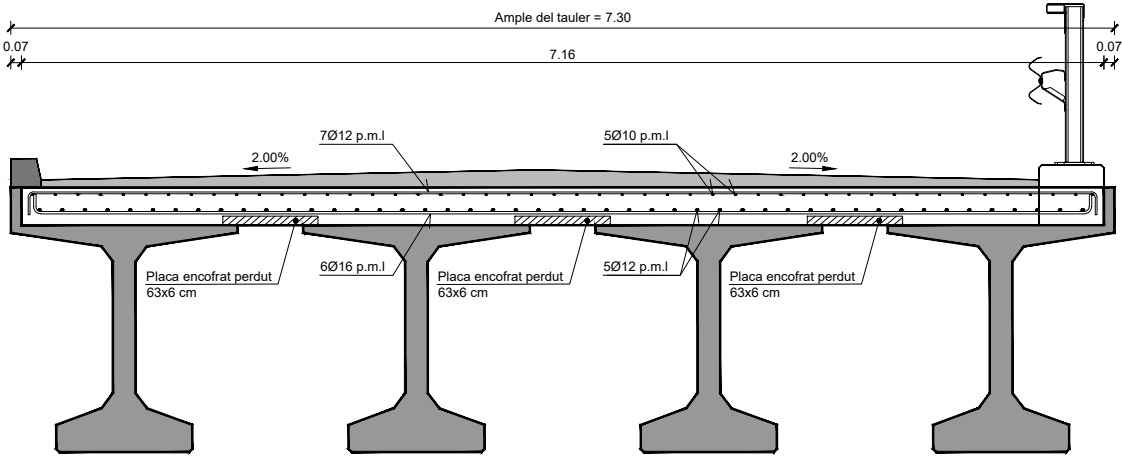


Detall del recolzament en estrep 1 i cercol en extrem del tauler

escala 1:50

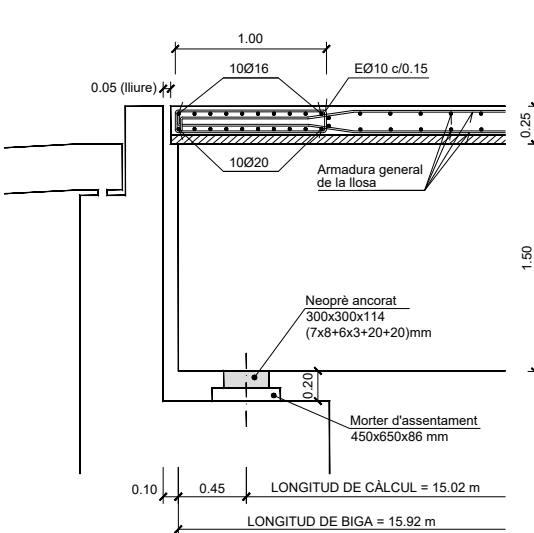


Detall del recolzament en pila 1 i secció de continuïtat del tauler

escala 1:50

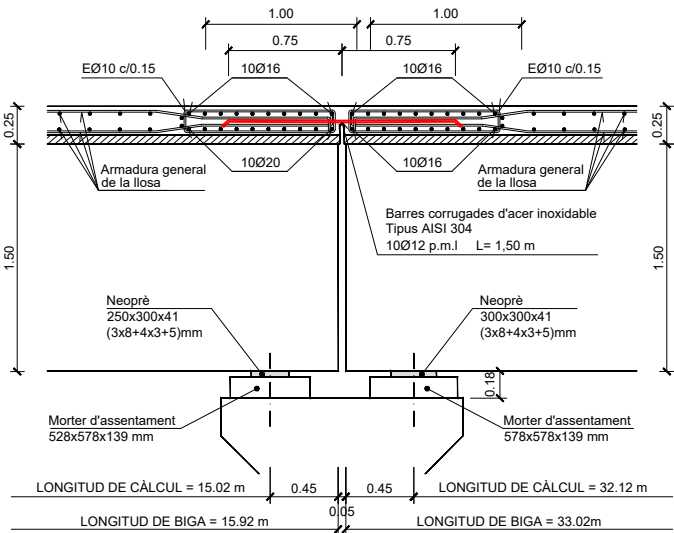


Detall del recolzament en pila 2 i secció de continuïtat del tauler

escala 1:50

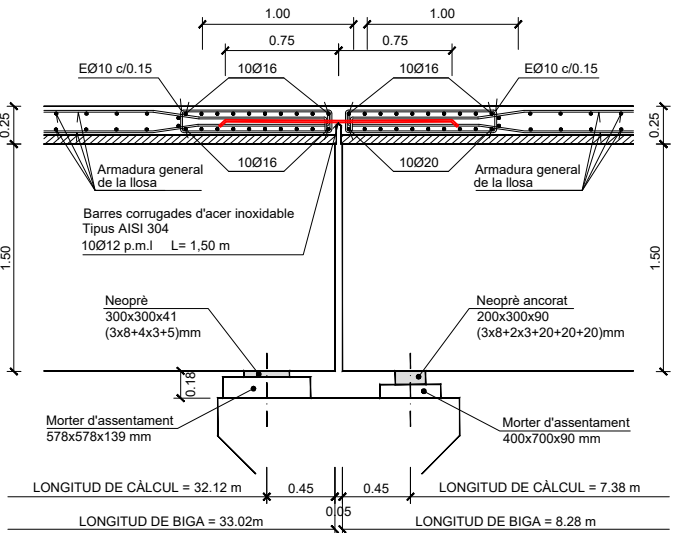

Detall del recolzament en estrep 2 i cercol en extrem del tauler

escala 1:50

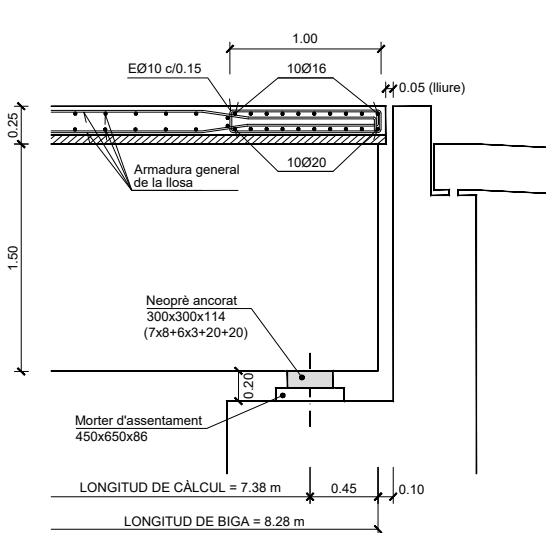

DIPUTACIÓ DE TARRAGONA

CLAU

P-05/2024

TÍTOL DEL PROJECTE

MODIFICAT NÚM. 2 DEL CONDICIONAMENT DE LES TRAVESSERES DE VILA-RODONA. CARRETERES TP-2003 I TV-2443.

DATA

ABRIL 2024

EL CAP DE L'ÀREA D'INFRAESTRUCTURES DEL TERRITORI L'ENGINYER DE CAMINS, CANALS I PORTS

JAUME VIDAL GONZÁLEZ

EL CAP DE SERVEI DE PROJECTES I OBRES L'ENGINYER CIVIL

CARLOS LOZANO SÁNCHEZ

ESCALES

A3 = 1/200

TÍTOL DEL PLANOL

ESTRUCTURES
PONT NOU SOBRE EL RIU GAIÀ
TAULER: DEFINICIÓ D'ARMATS


PLÀNOL NÚM.

10.B


FULL

17 DE 18


Junt de calçada transversal tipus TRANSFLEX B-75 o similar
sense escala, cotes en mm

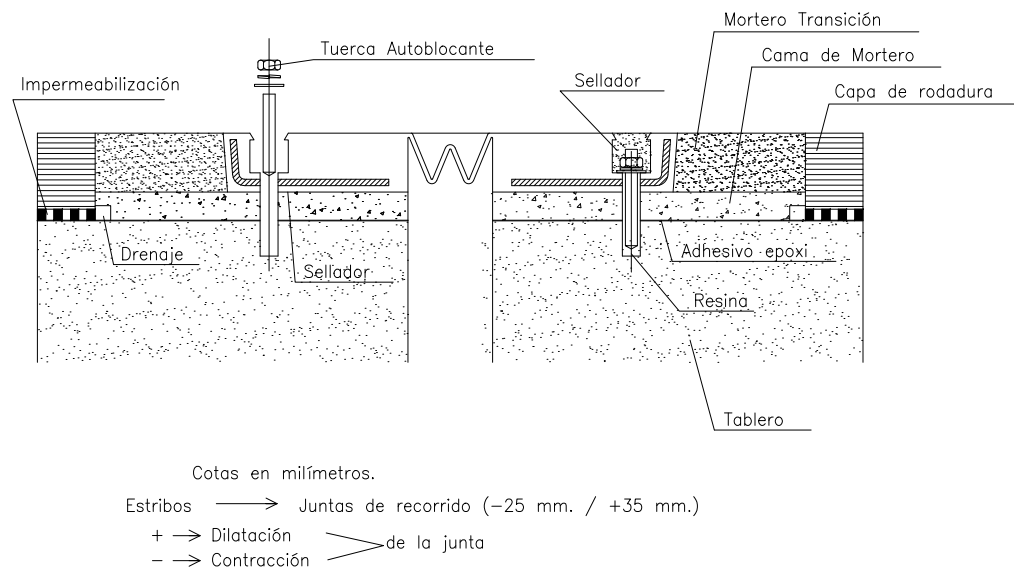


Junt de calçada longitudinal (elastoplàstica)
sense escala, cotes en mm

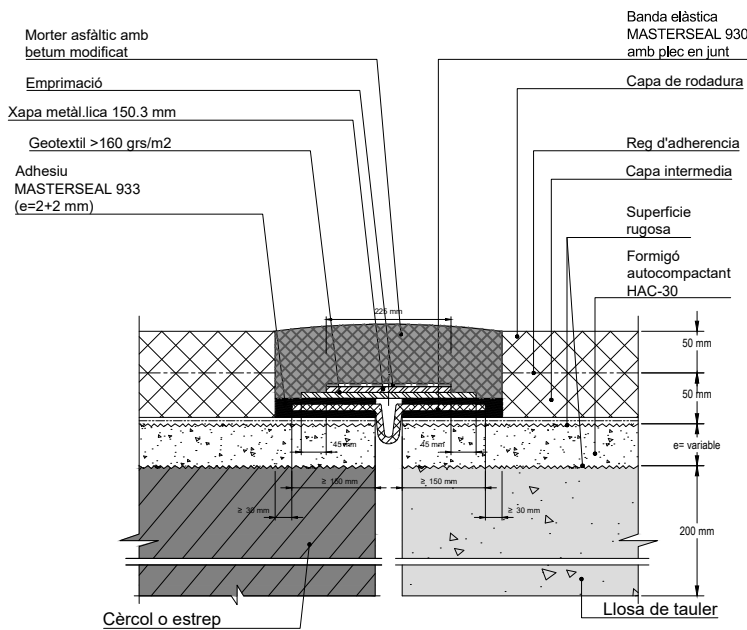


BIGA CORREGUDA PER A PRETIL METÀ.LIC BP.ID-H2/C2
sense escala, cotes en m i mm
Sobre tauler de pont

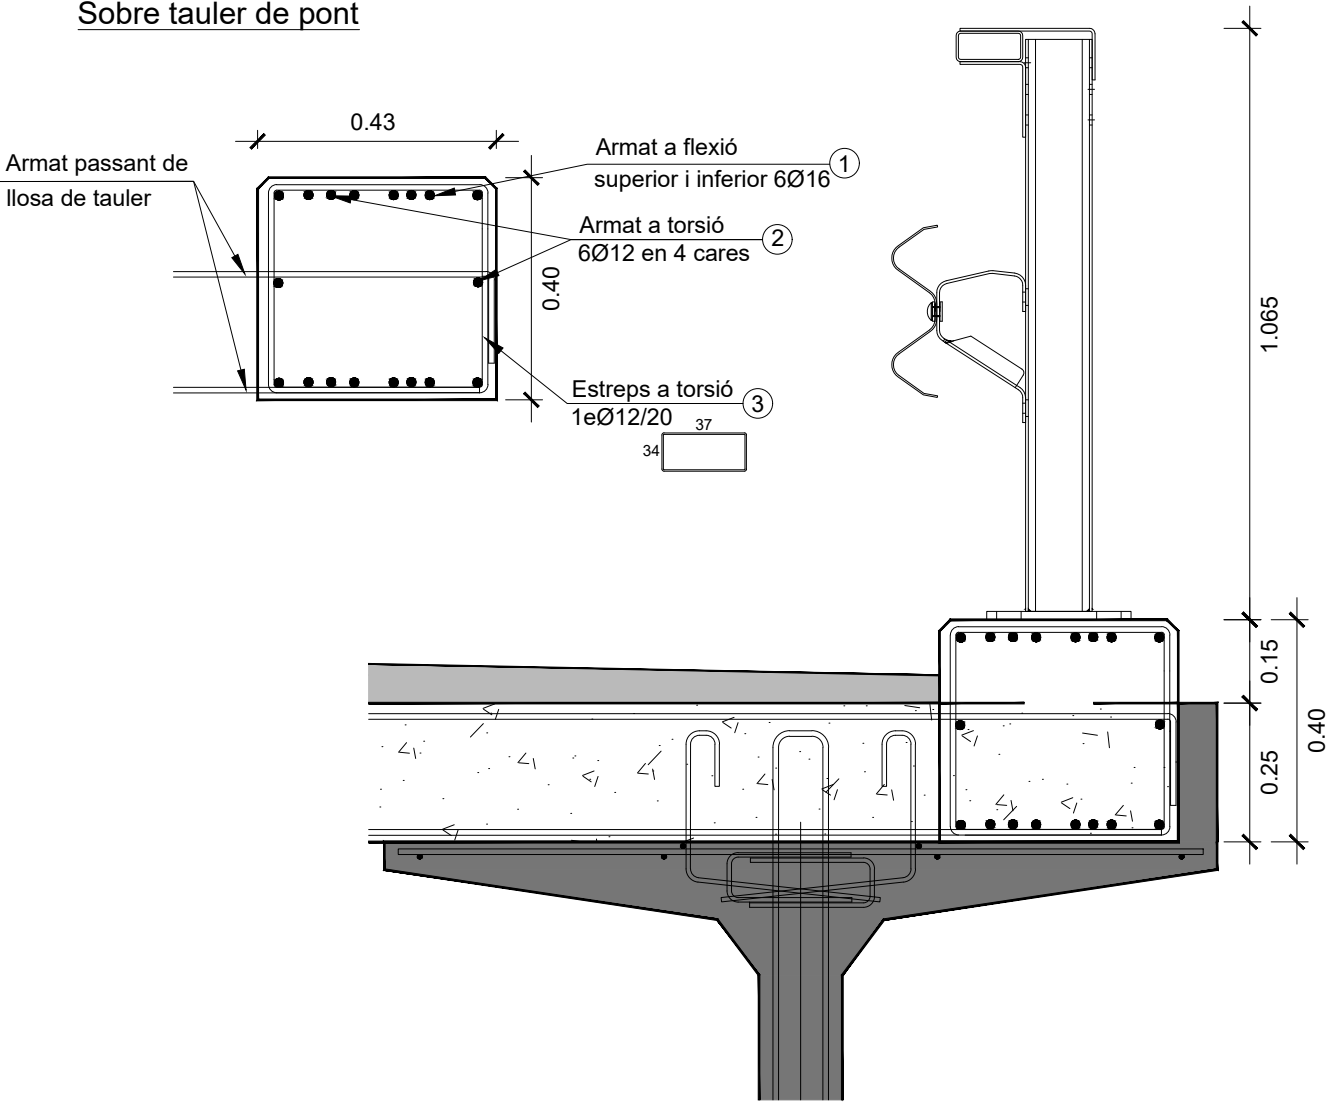


Cèrcol d'assentament de junt de calçada longitudinal
sense escala, cotes en m

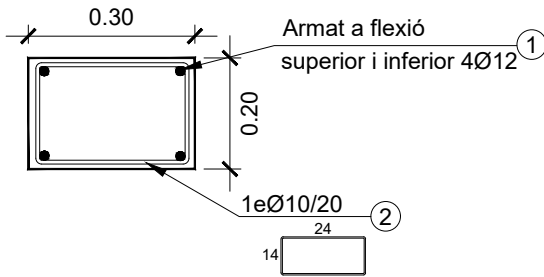


Junt de dilatació en murs
sense escala, cotes en mm

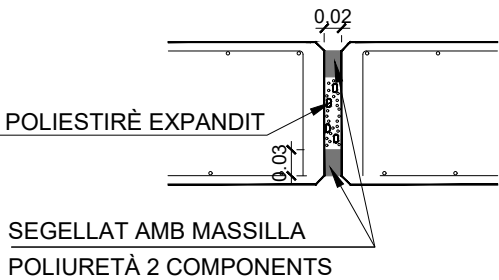


ESTRUCTURES. LLOSA - 0.1
LLOSA SOBRE EL CANAL DE EL FOGUET

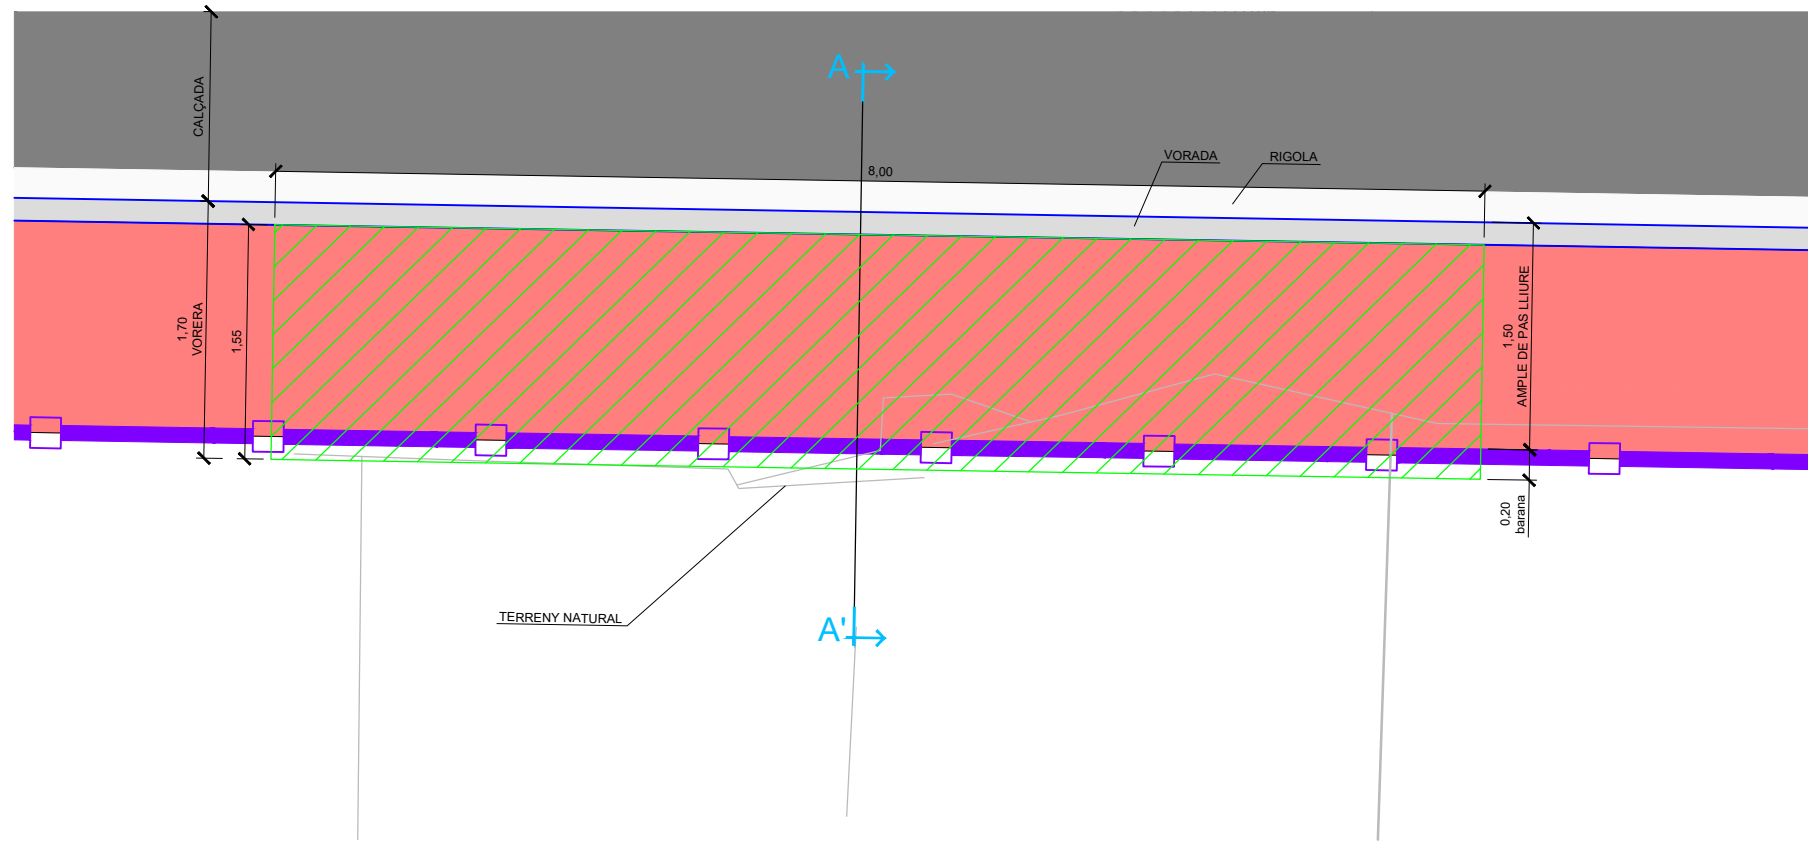

PLANTA DETALL
ESCALA 1/50

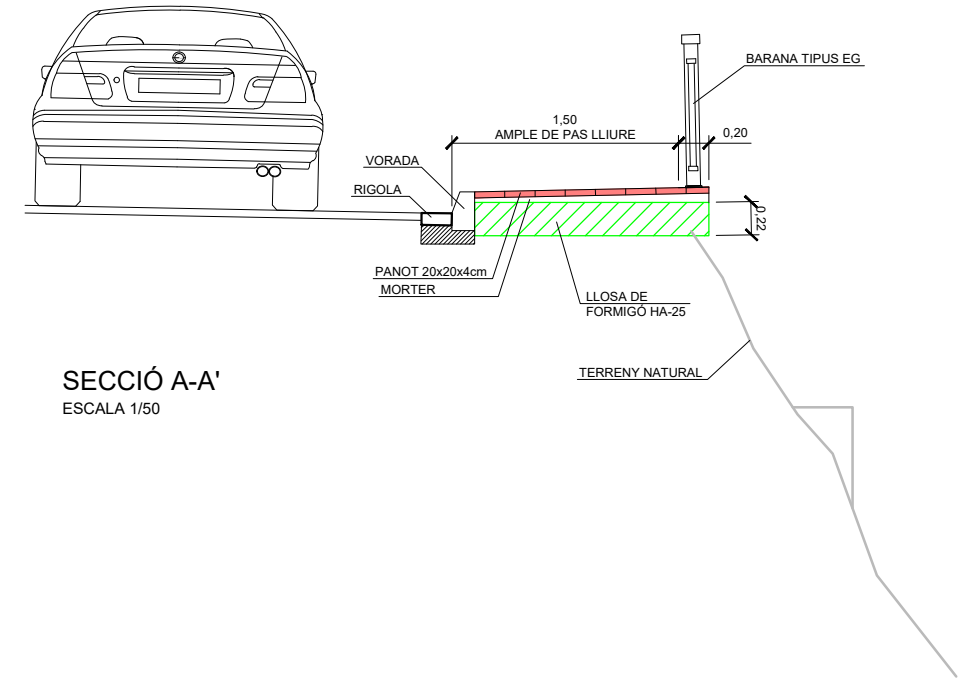

SECCIÓ A-A'
ESCALA 1/50

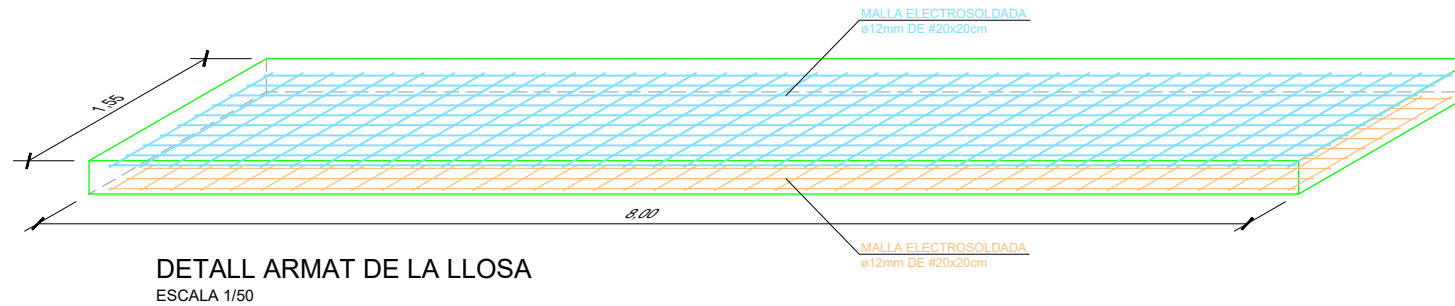

DETALL ARMAT DE LA LLOSA
ESCALA 1/50



DIPUTACIÓ DE TARRAGONA

CLAU

P-05/2024

TÍTOL DEL PROJECTE

MODIFICAT NÚM. 2 DEL CONDICIONAMENT DE LES TRAVESSERES
DE VILA-RODONA. CARRETERES TP-2003 i TV-2443.

DATA

ABRIL 2024

EL CAP DE L'ÀREA D'INFRAESTRUCTURES DEL TERRITORI
L'ENGINYER DE CAMINS, CANALS I PORTS

JAUME VIDAL GONZÁLEZ

EL CAP DE SERVEI DE PROJECTES I OBRES
L'ENGINYER CIVIL

CARLOS LOZANO SÁNCHEZ

ESCALES

A1 = 1/50
A3 = 1/100

TÍTOL DEL PLANOL


ESTRUCTURES
LLOSA 0.1 SOBRE EL CANAL DEL FOGUET

PLANOL NÚM.

10.C

FULL

1 DE 1

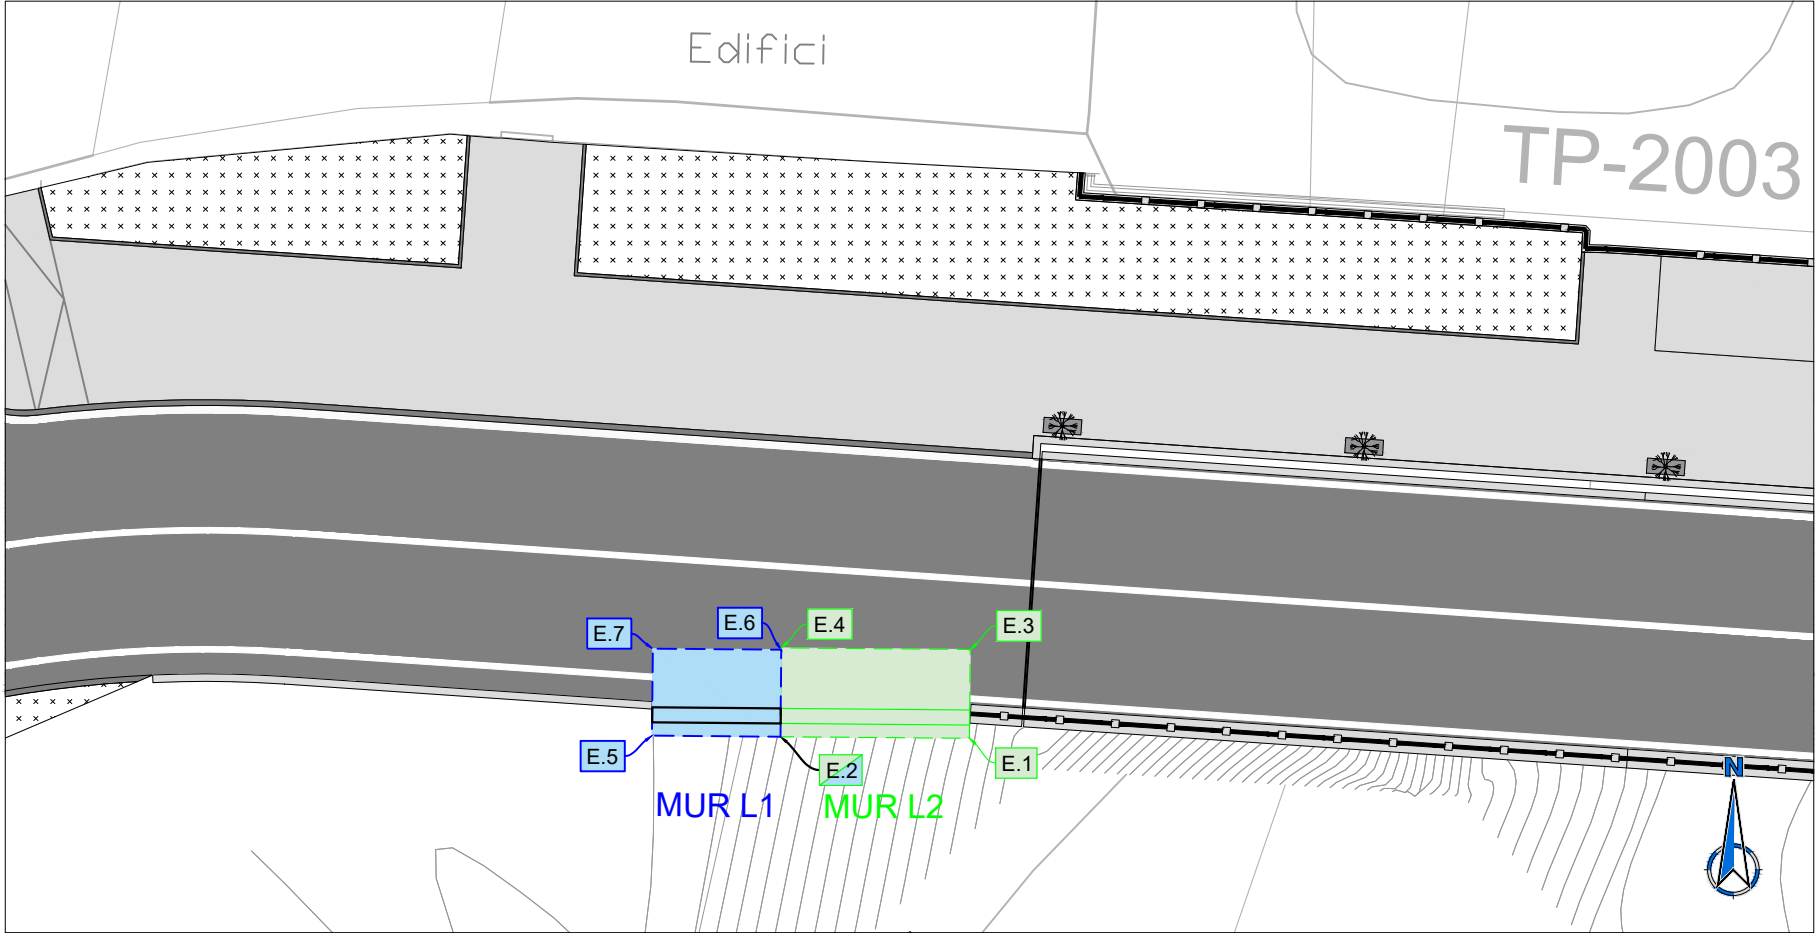


PLANTA DETALL
ESCALA 1/200


COORDENADES DE REPLANTEIG

PUNT	COORDENADES	
	X	Y
E.1	362290.9845	4574217.8131
E.2	362285.9847	4574217.8558
E.3	362291.0045	4574220.1631
E.4	362286.0047	4574220.2057
E.5	362282.5848	4574217.8848
E.6	362286.0043	4574220.1557
E.7	362282.6044	4574220.1847


Murs L1 i L2 : Alçat
escala 1:75

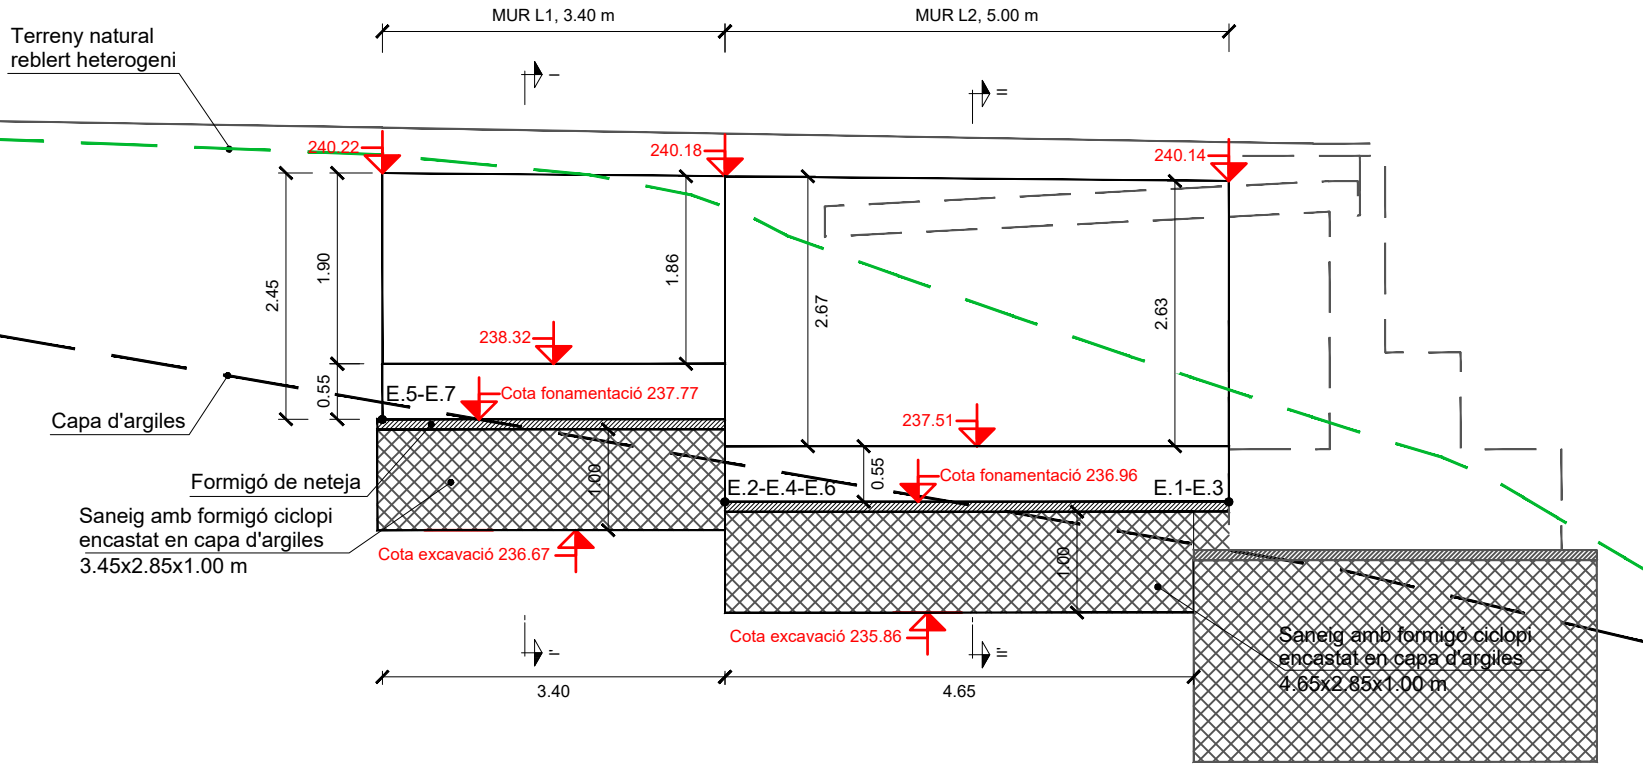


Murs L1 i L2 : Planta
escala 1:75

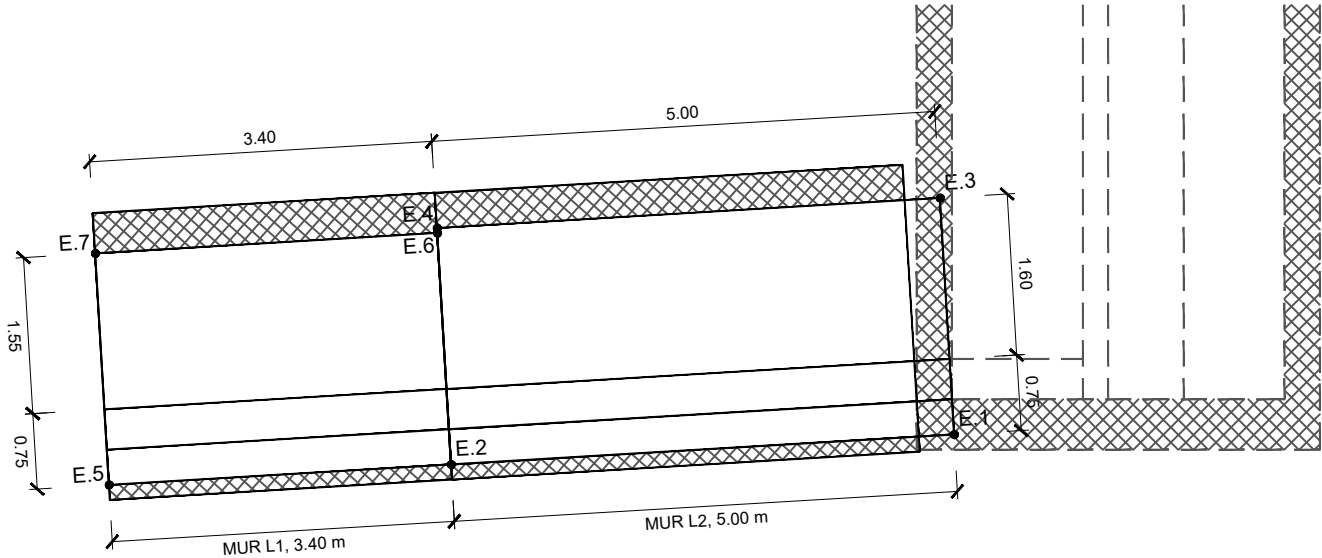

Secció I-I'
escala 1:75

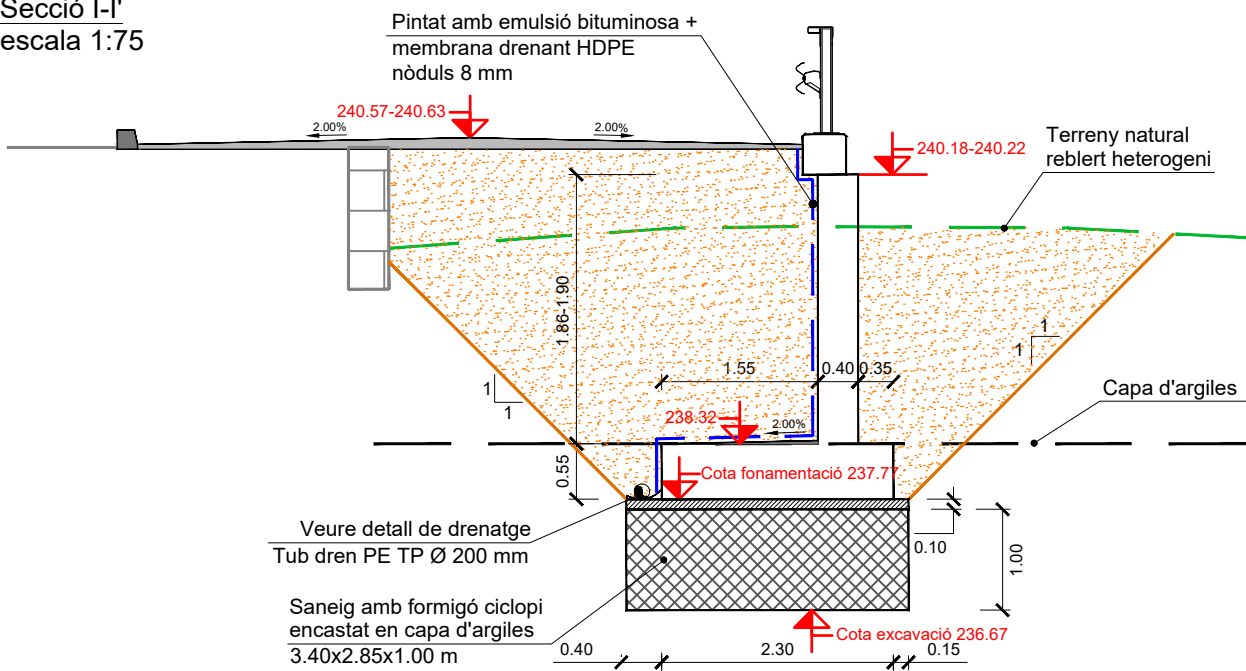


Secció II-II'
escala 1:75

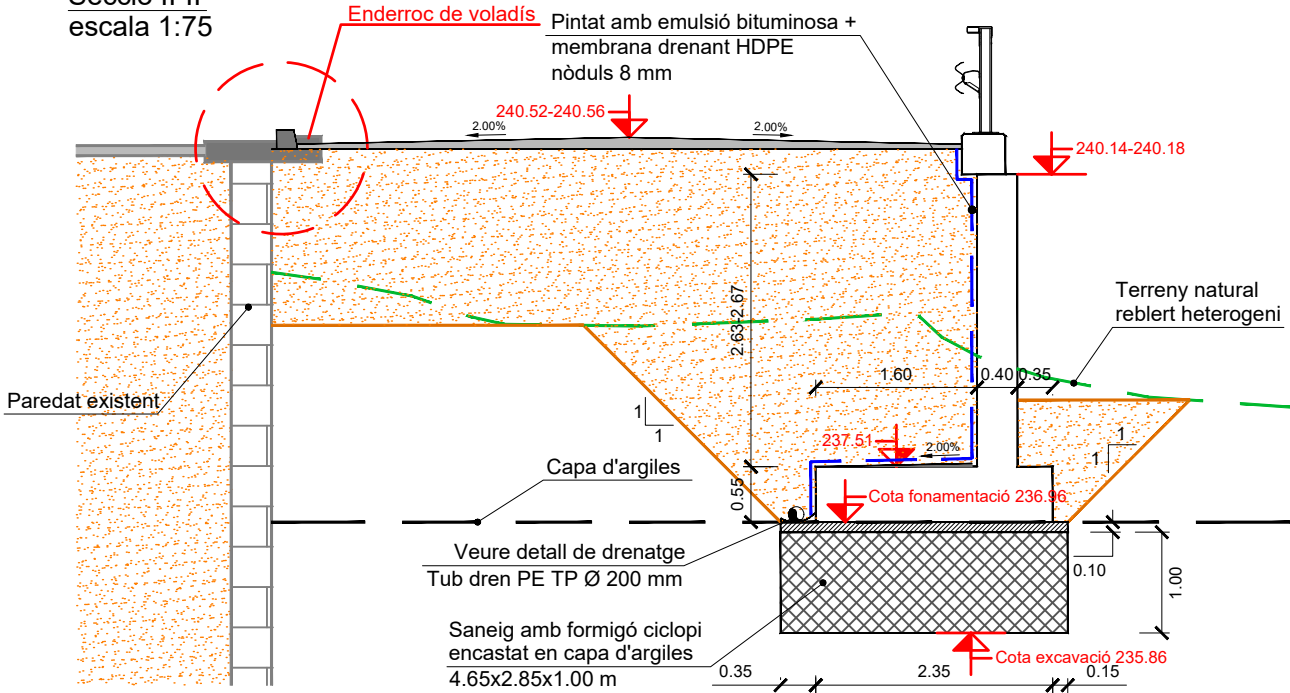

MUR L1 : SECCIÓ I ARMAT


escala 1:40

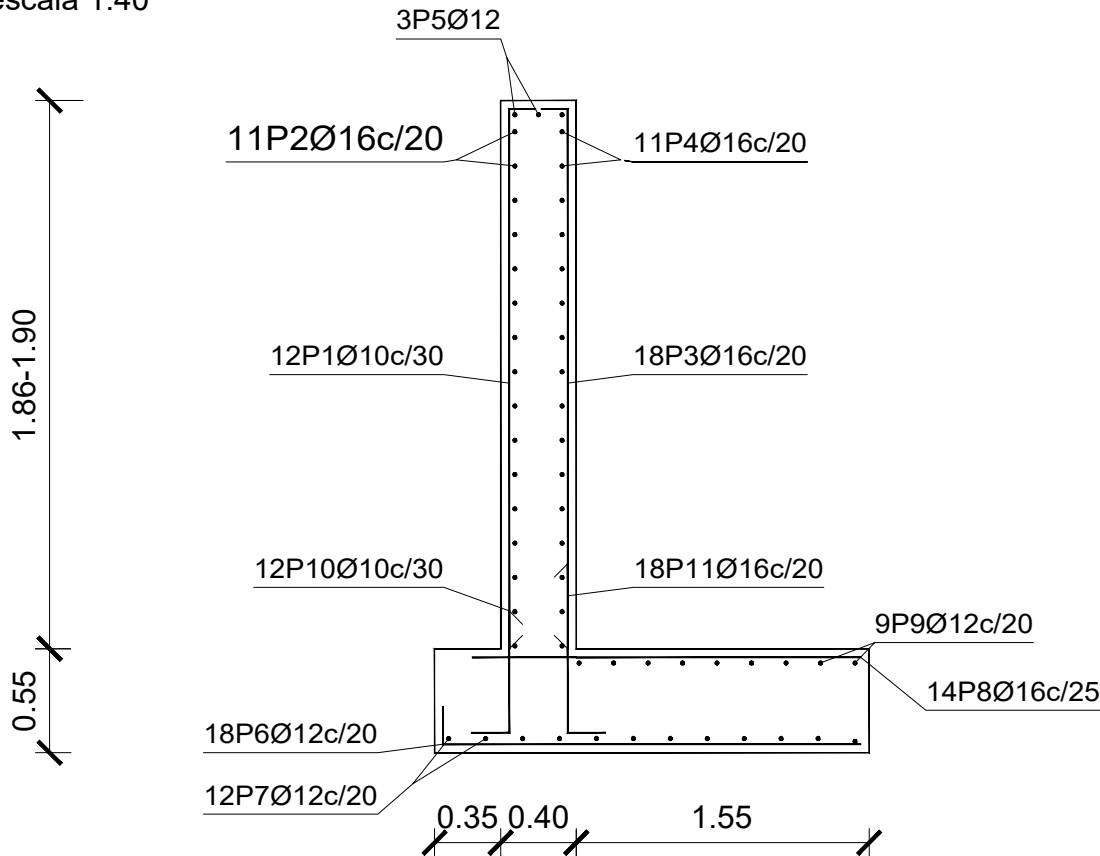

Mur L1								
POSICIÓN	Ø mm	NÚM. PIEZAS	LONGITUD m	FORMA L=cm	LONGITUD TOTAL m	PESO kg/m	PESO kp	
1	10	12	2.24	33 3 188	26.88	0.62	16.67	
2	16	11	3.26	326	35.86	1.58	56.66	
3	16	18	2.22	32 3 187	39.96	1.58	63.14	
4	16	11	3.26	326	35.86	1.58	56.66	
5	12	3	3.26	326	9.78	0.89	8.68	
6	12	18	2.30	15 215	41.47	0.89	36.82	
7	12	12	3.26	326	39.12	0.89	34.73	
8	16	14	2.03	203	28.42	1.58	44.86	
9	12	9	3.26	326	29.34	0.89	26.05	
10	10	12	0.97	30 67	11.65	0.62	7.18	
11	16	18	1.22	30 92	21.92	1.58	34.60	
					Ø10	38.53	0.62	23.89
					Ø12	119.71	0.89	106.28
					Ø16	162.02	1.58	255.99
B 400 S, Ys=1.15						Peso total	386.16	
						Peso total con mermas (15.00%)	444.08	

MUR L2 : SECCIÓ I ARMAT

escala 1:40

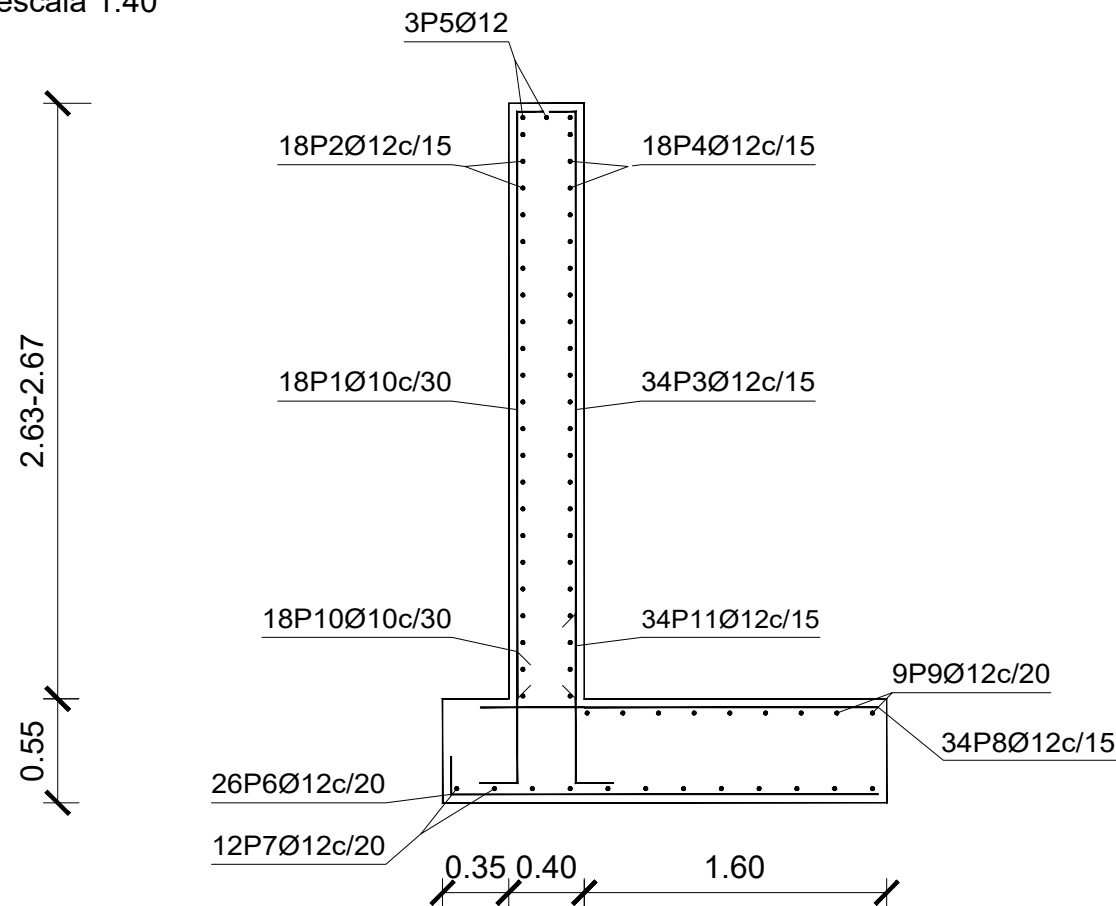

Mur L2								
POSICIÓN	Ø mm	NÚM. PIEZAS	LONGITUD m	FORMA L=cm	LONGITUD TOTAL m	PESO kg/m	PESO kp	
1	10	18	3.01	33┌ 3 265	54.18	0.62	33.59	
2	12	18	4.86	486	87.48	0.89	77.86	
3	12	34	2.99	33┌ 2 264	101.66	0.89	90.48	
4	12	18	4.86	486	87.48	0.89	77.86	
5	12	3	4.86	486	14.58	0.89	12.94	
6	12	26	2.35	15┌ 220	61.20	0.89	54.34	
7	12	12	4.86	486	58.32	0.89	51.78	
8	12	34	2.08	208	70.72	0.89	62.79	
9	12	9	4.86	486	43.74	0.89	38.83	
10	10	18	1.02	30┌ 72	18.38	0.62	11.33	
11	12	34	1.22	30┌ 92	41.48	0.89	36.83	
					Ø10	72.56	0.62	44.99
					Ø12	566.66	0.89	504.33
B 500 SD, Ys=1.15							Peso total	549.32
Peso total con mermas (15.00%)								631.72

Murs costat Oest-Vilarodona
Norma: EHE-08 (España)
Hormigón: HA-25, Yc=1.5
Acero de barras: B 400 S, Ys=1.15
Tipo de ambiente: Clase Ila
Recubrimiento en el intradós del muro: 3.0 cm
Recubrimiento en el trasdós del muro: 3.0 cm
Recubrimiento superior de la cimentación: 5.0 cm
Recubrimiento inferior de la cimentación: 5.0 cm
Recubrimiento lateral de la cimentación: 7.0 cm
Tamaño máximo del árido: 30 mm
Escala: 1:100



DIPUTACIÓ DE TARRAGONA

CLAU

P-05/2024

TÍTOL DEL PROJECTE

MODIFICAT NÚM. 2 DEL CONDICIONAMENT DE LES TRAVESSERES DE VILA-RODONA. CARRETERES TP-2003 i TV-2443.

DATA

ABRIL 2024

EL CAP DE L'ÀREA D'INFRAESTRUCTURES DEL TERRITORI L'ENGINYER DE CAMINS, CANALS I PORTS

JAUME VIDAL GONZÁLEZ

EL CAP DE SERVEI DE PROJECTES I OBRES L'ENGINYER CIVIL

CARLOS LOZANO SÁNCHEZ

ESCALES

A3 = 1/40

TÍTOL DEL PLÀNOL

ESTRUCTURES
MURS L1 I L2
DEFINICIÓ ARMATS

PLÀNOL NÚM.


10.D

FULL


3 DE 4


Biga correguda per a pretil metàl·lic BP.ID-H2/C2
sense escala, cotes en m i mm

Sobre murs L1 i L2

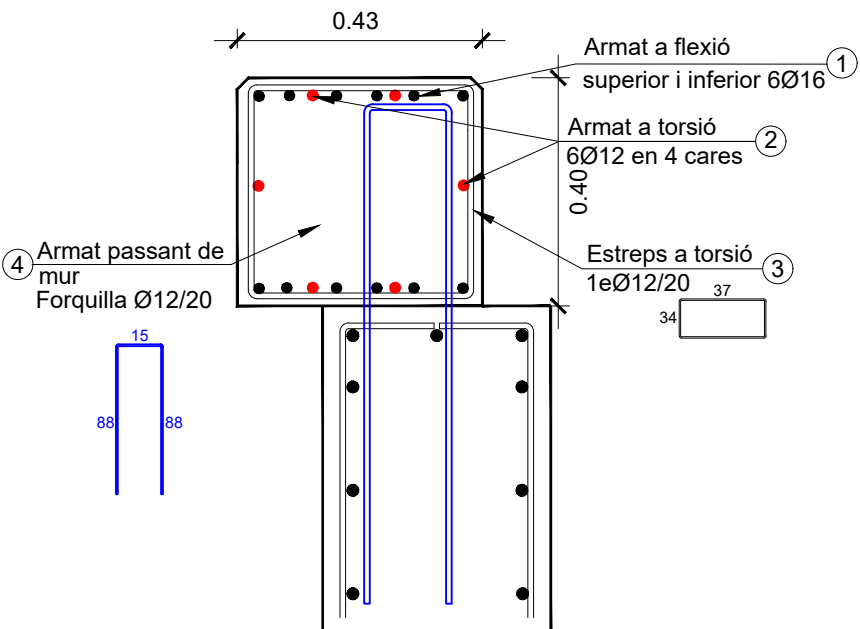

Junt de dil.latació en murs
sense escala, cotes en mm

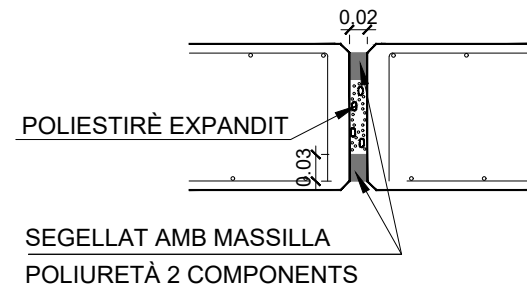

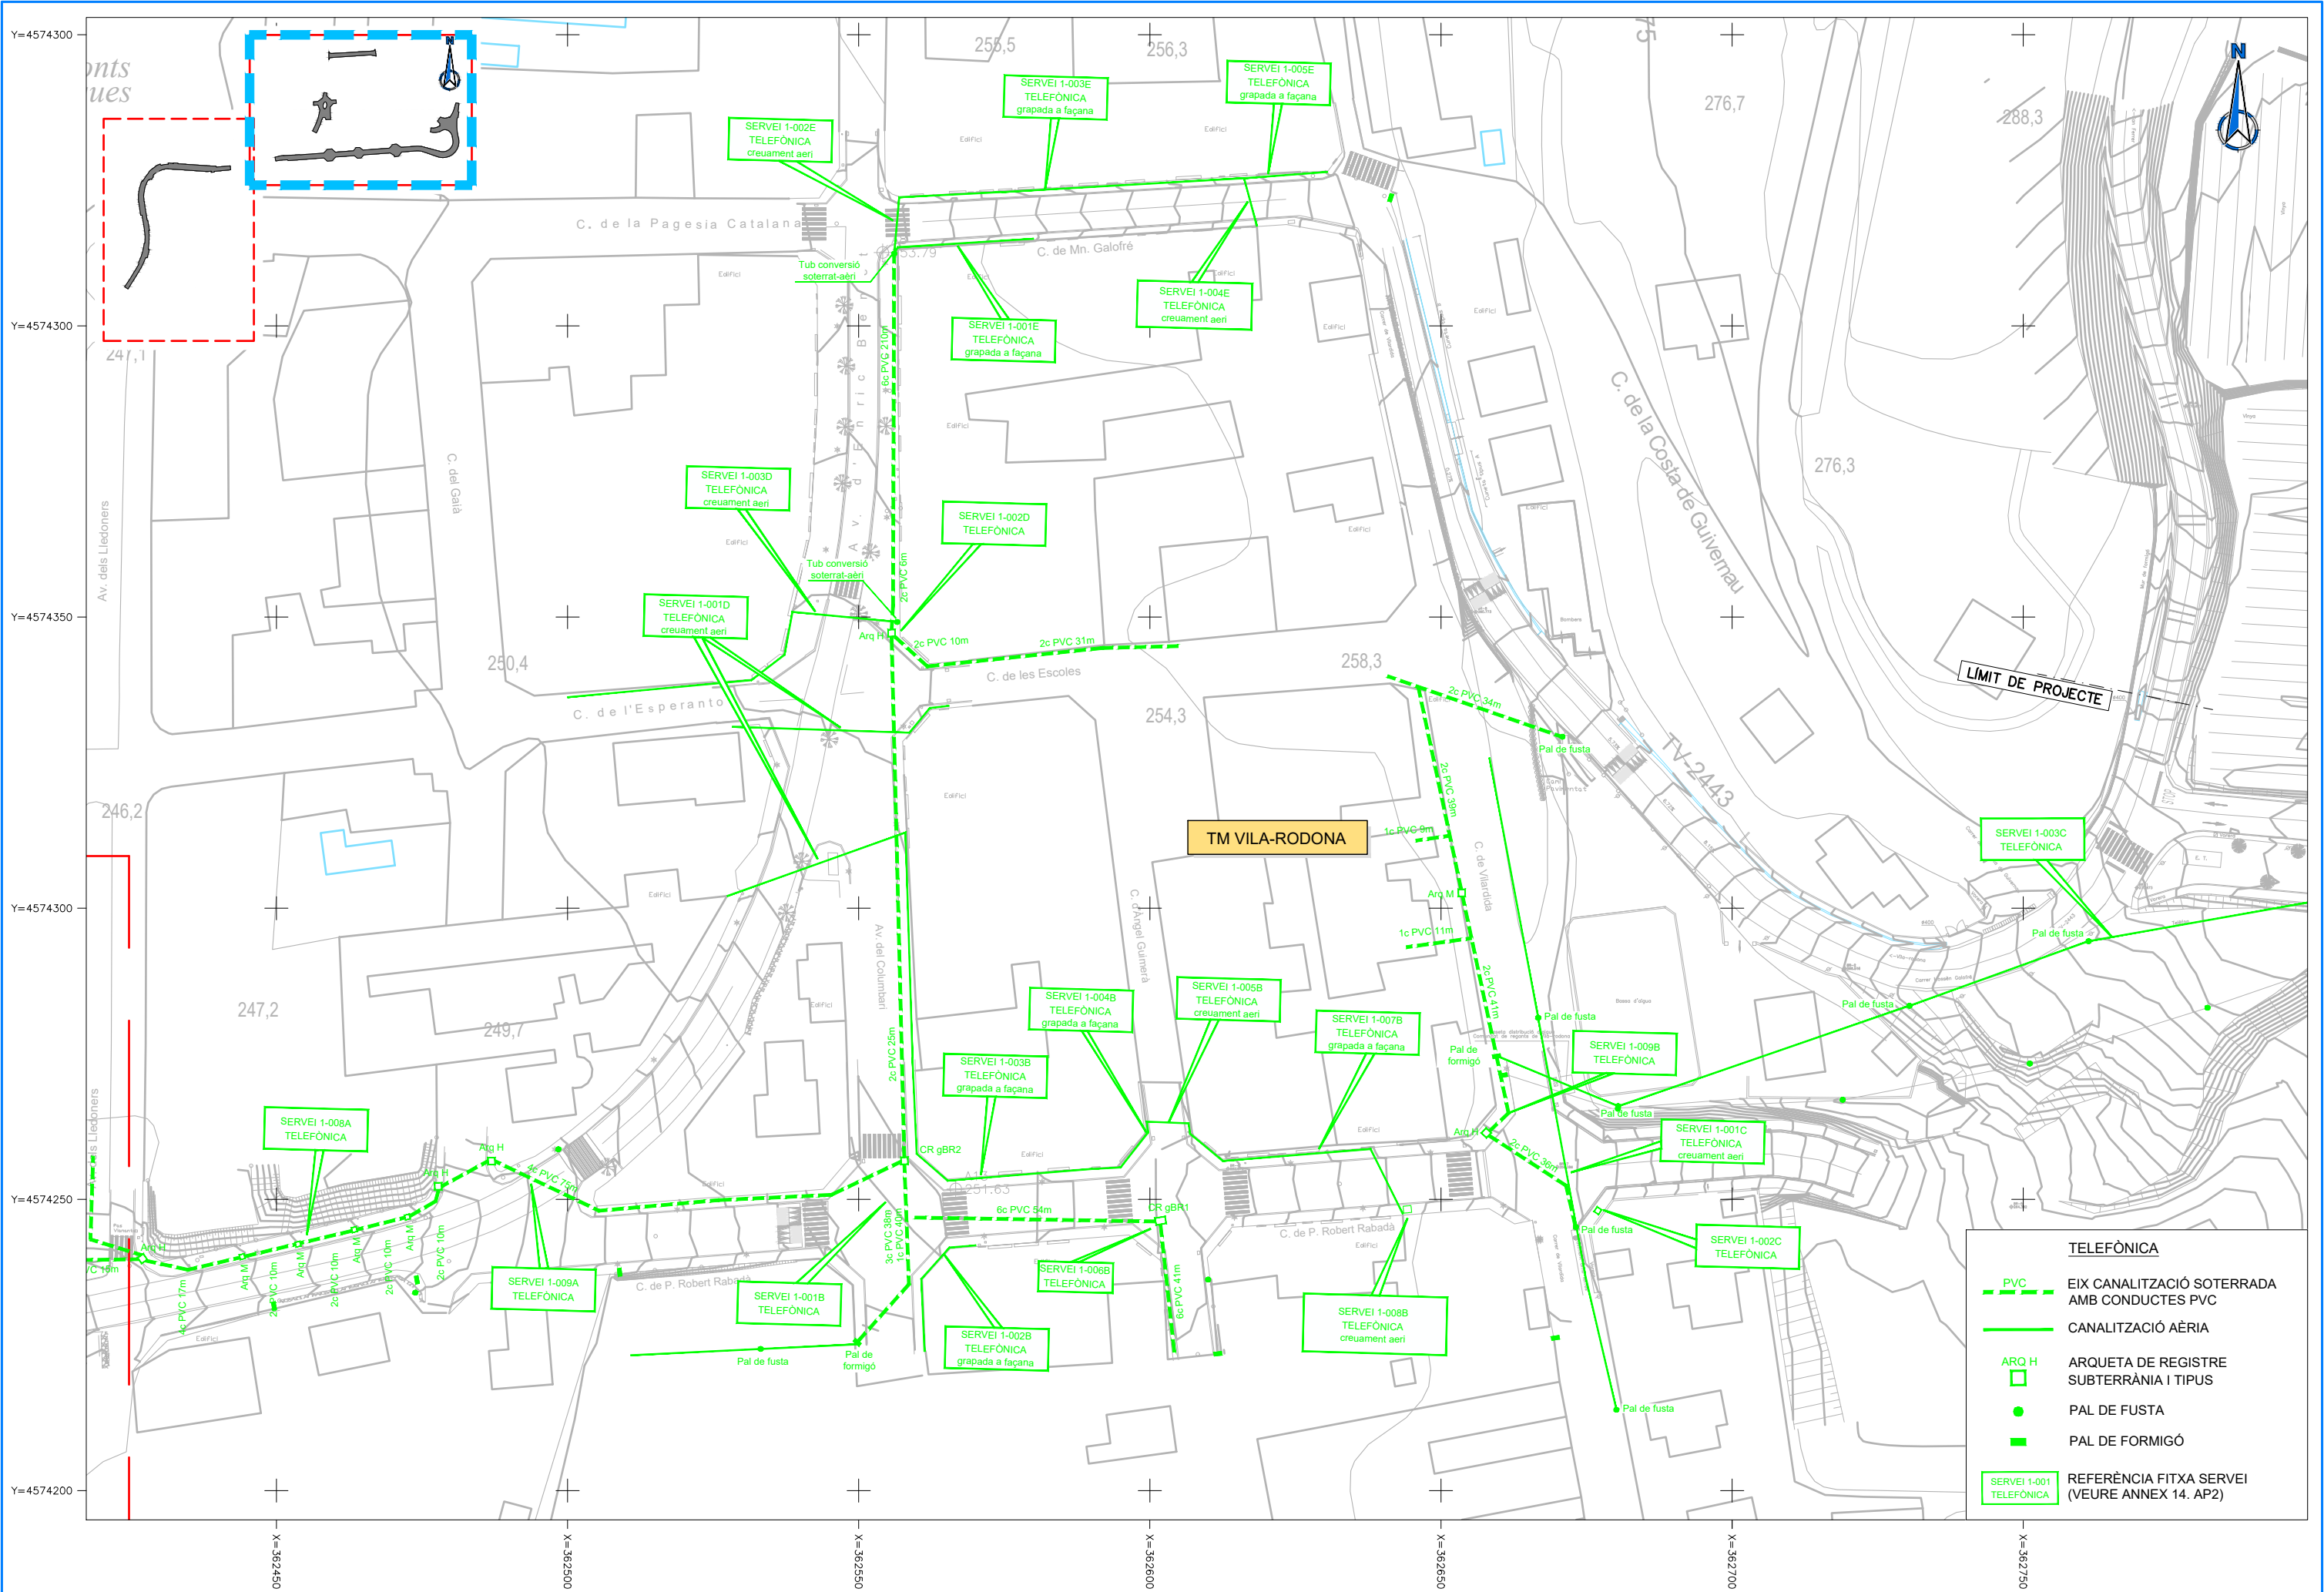

DIPUTACIÓ DE TARRAGONA

CLAU
P-05/2024

TÍTOL DEL PROJECTE
MODIFICAT NÚM. 2 DEL CONDICIONAMENT DE LES TRAVERSES
DE VILA-RODONA. CARRETERES TP-2003 i TV-2443.

DATA
ABRIL 2024

EL CAP DE L'ÀREA D'INFRAESTRUCTURES DEL TERRITORI
L'ENGINYER DE CAMINS, CANALS I PORTS
JAUME VIDAL GONZÁLEZ


EL CAP DE SERVEI DE PROJECTES I OBRES
L'ENGINYER CIVIL
CARLOS LOZANO SÁNCHEZ


ESCALES
A1 = 1/500
A3 = 1/1.000


TÍTOL DEL PLÀNOL
SERVEIS EXISTENTS
TELEFONICA


PLÀNOL NÚM.
11.A

FULL
2 DE 2

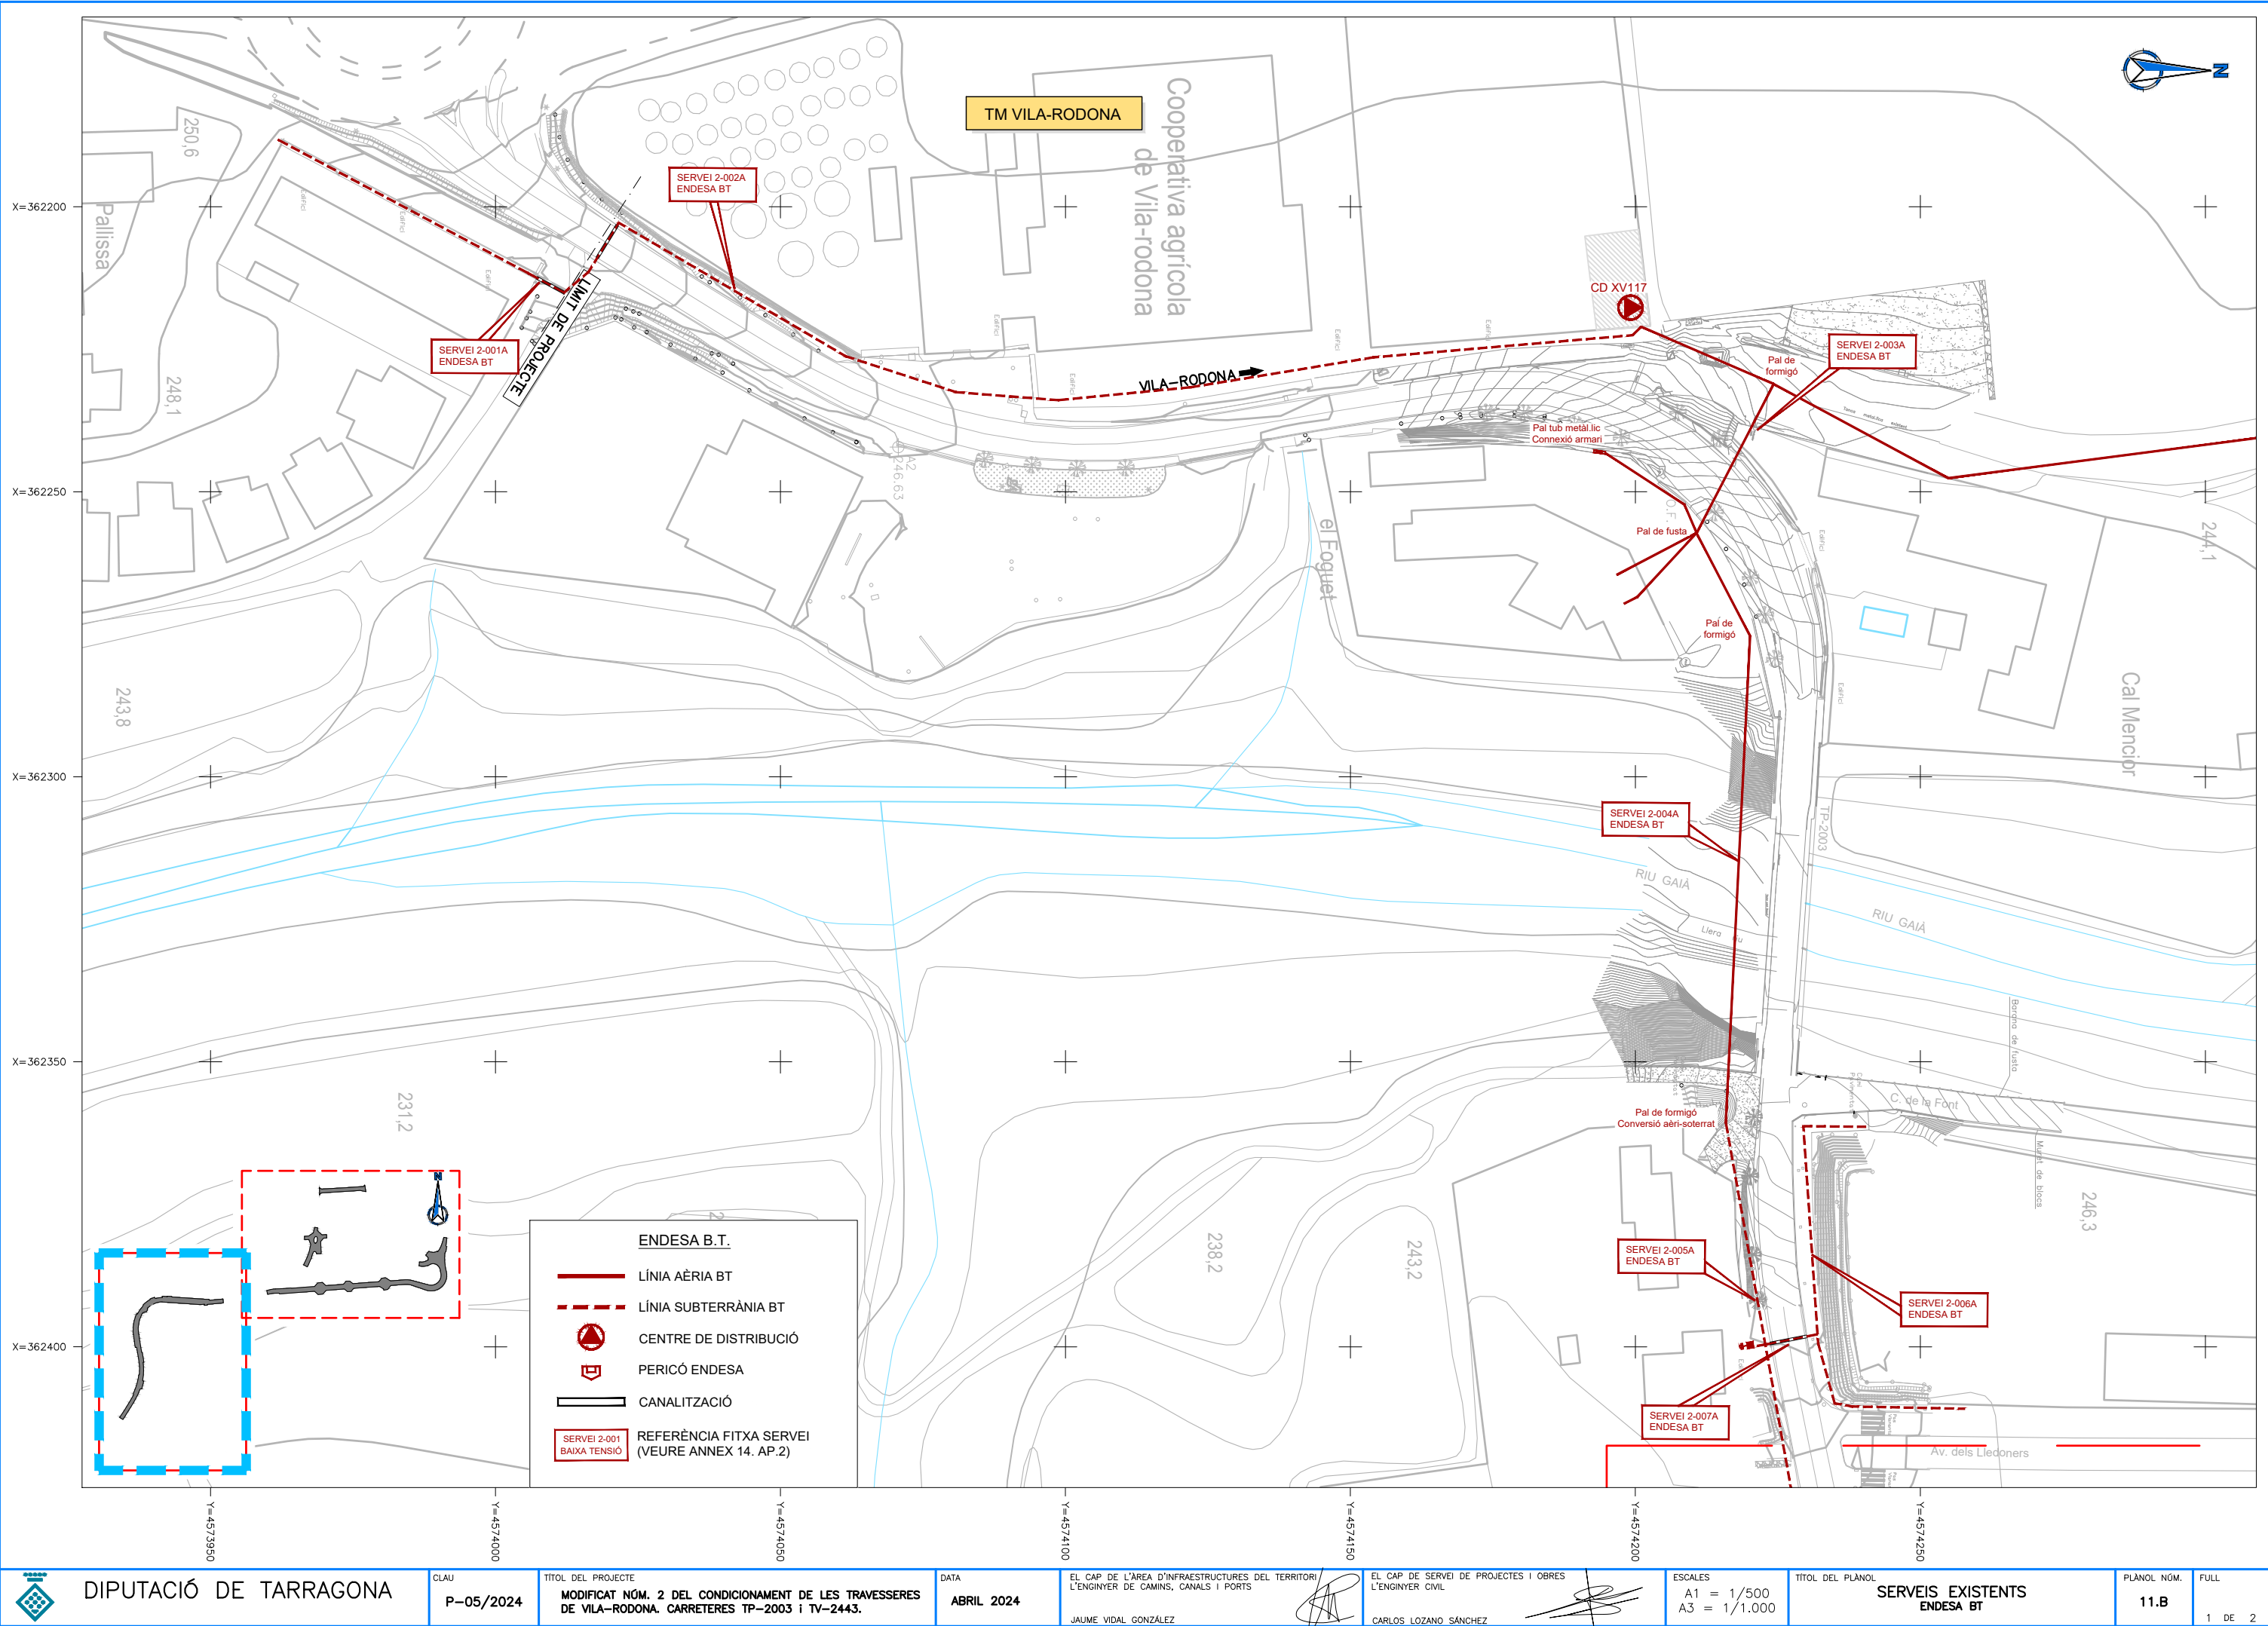

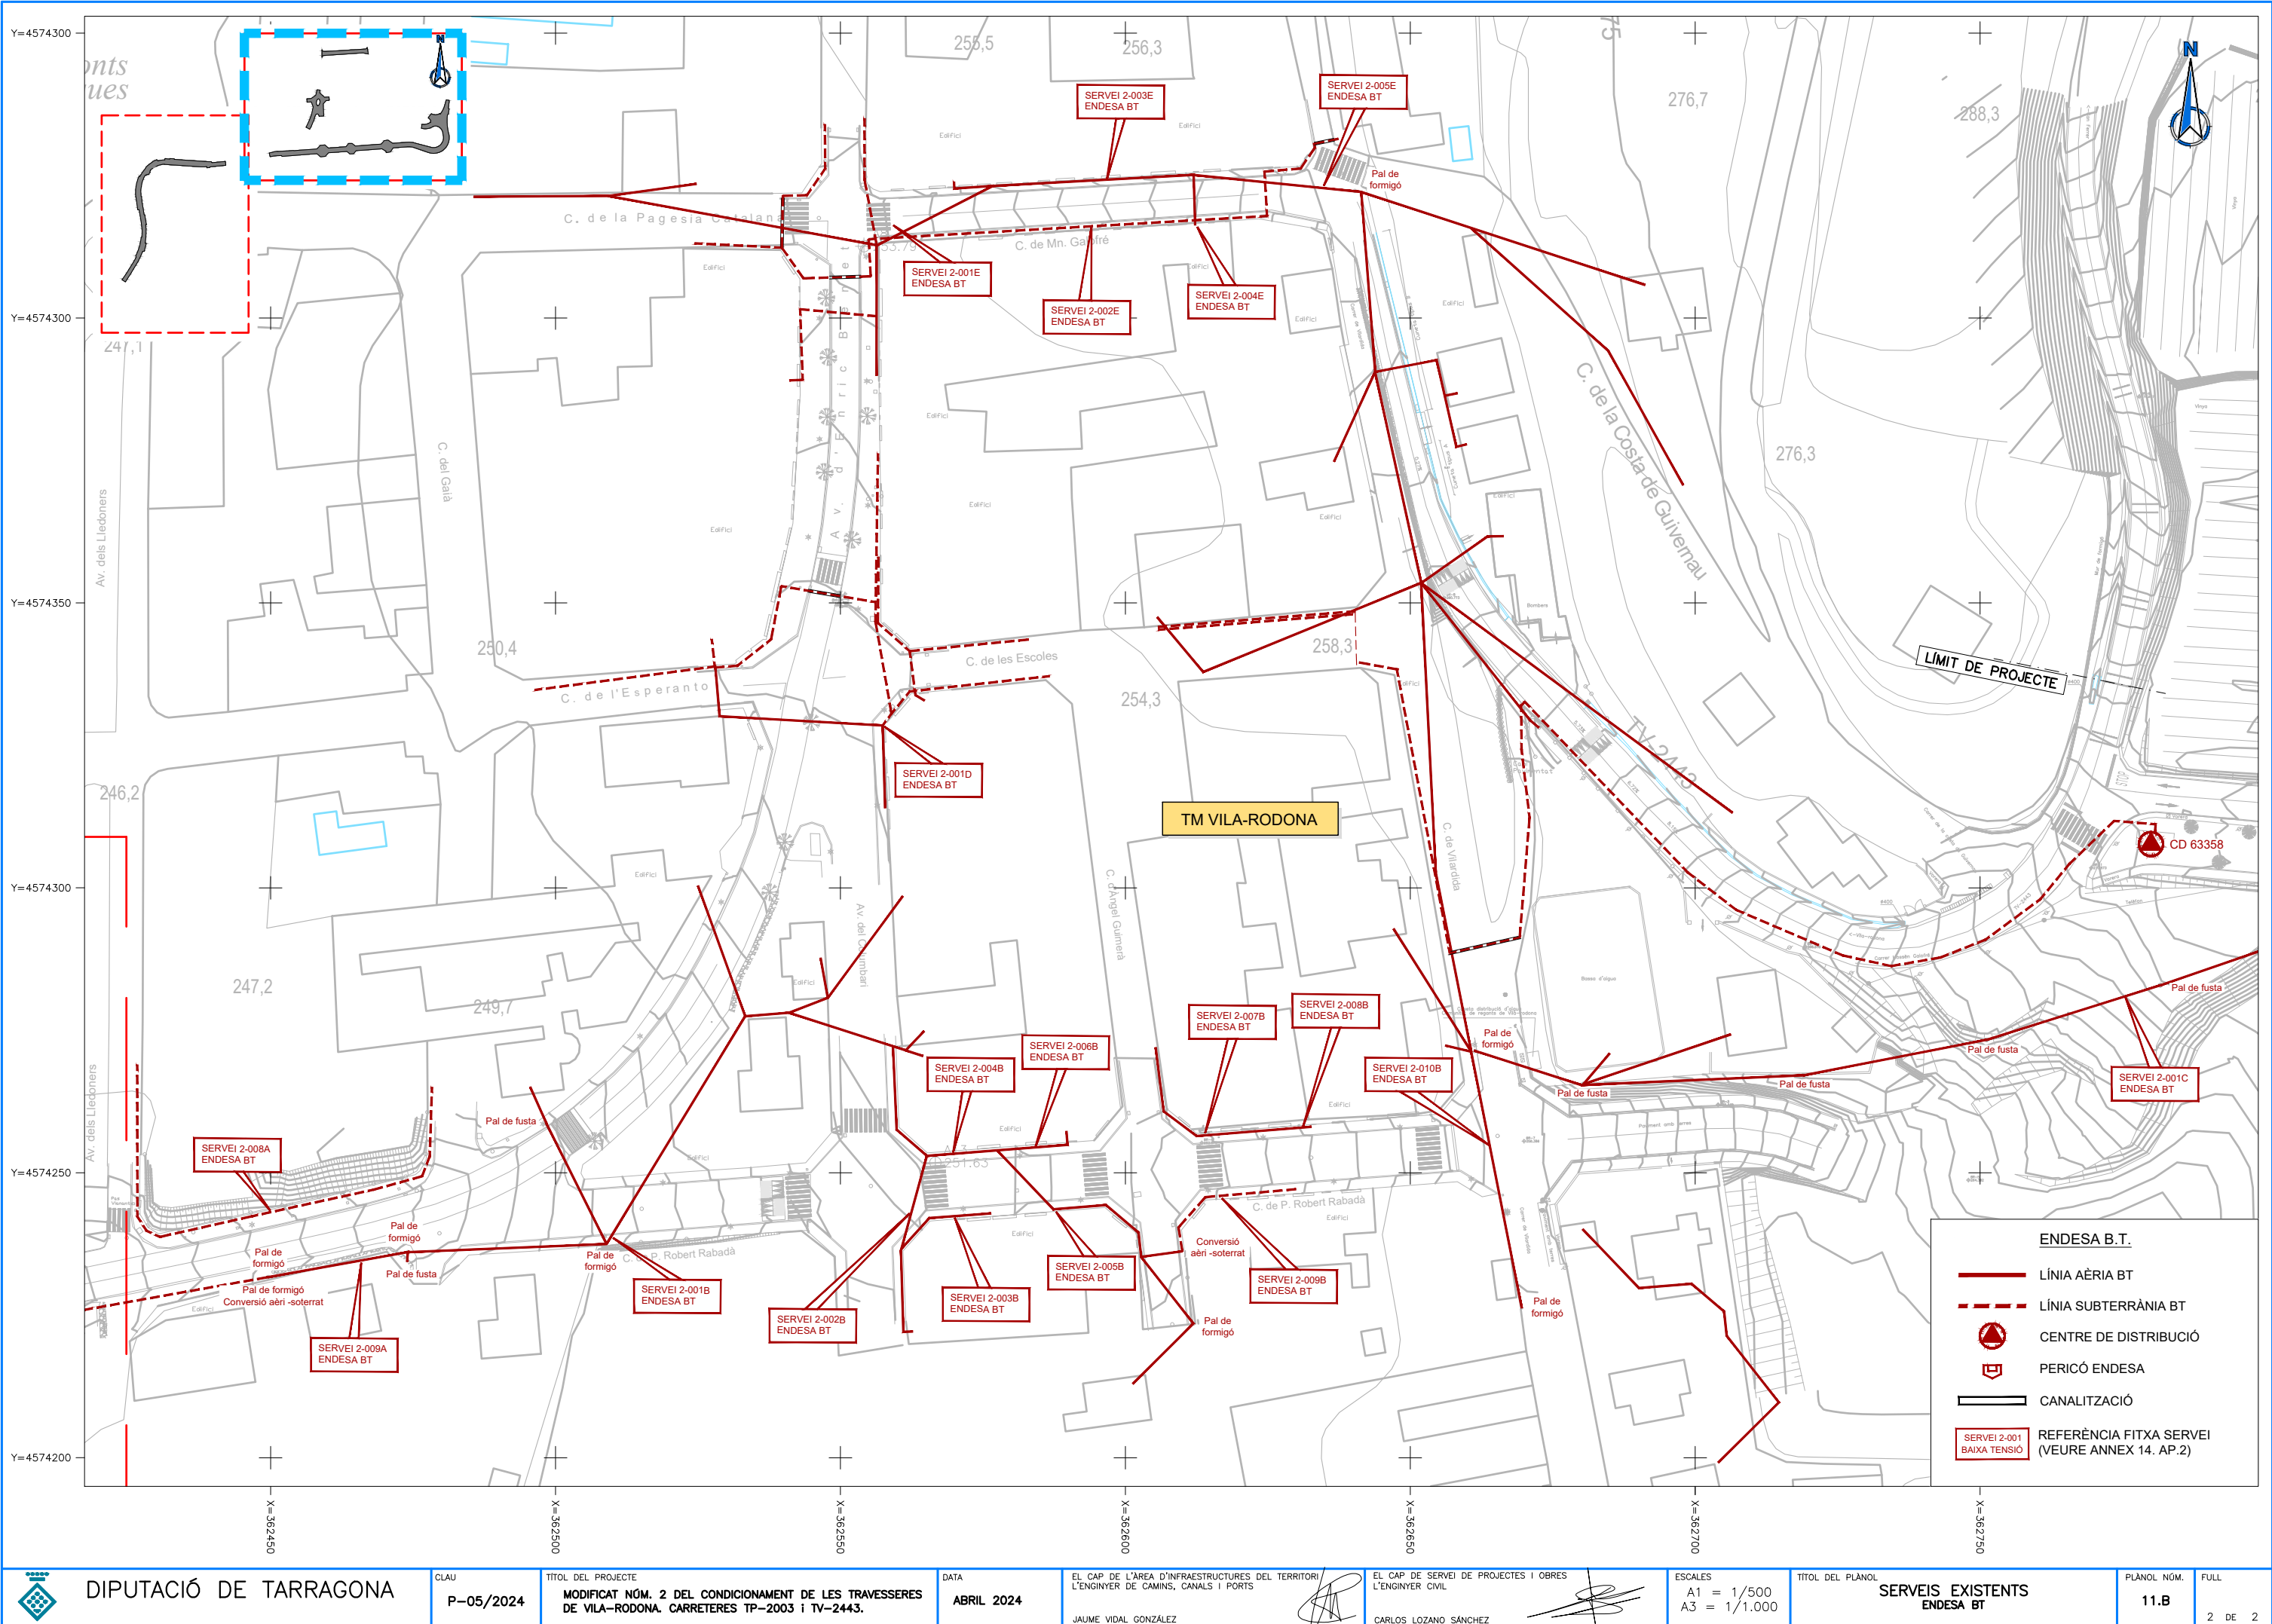

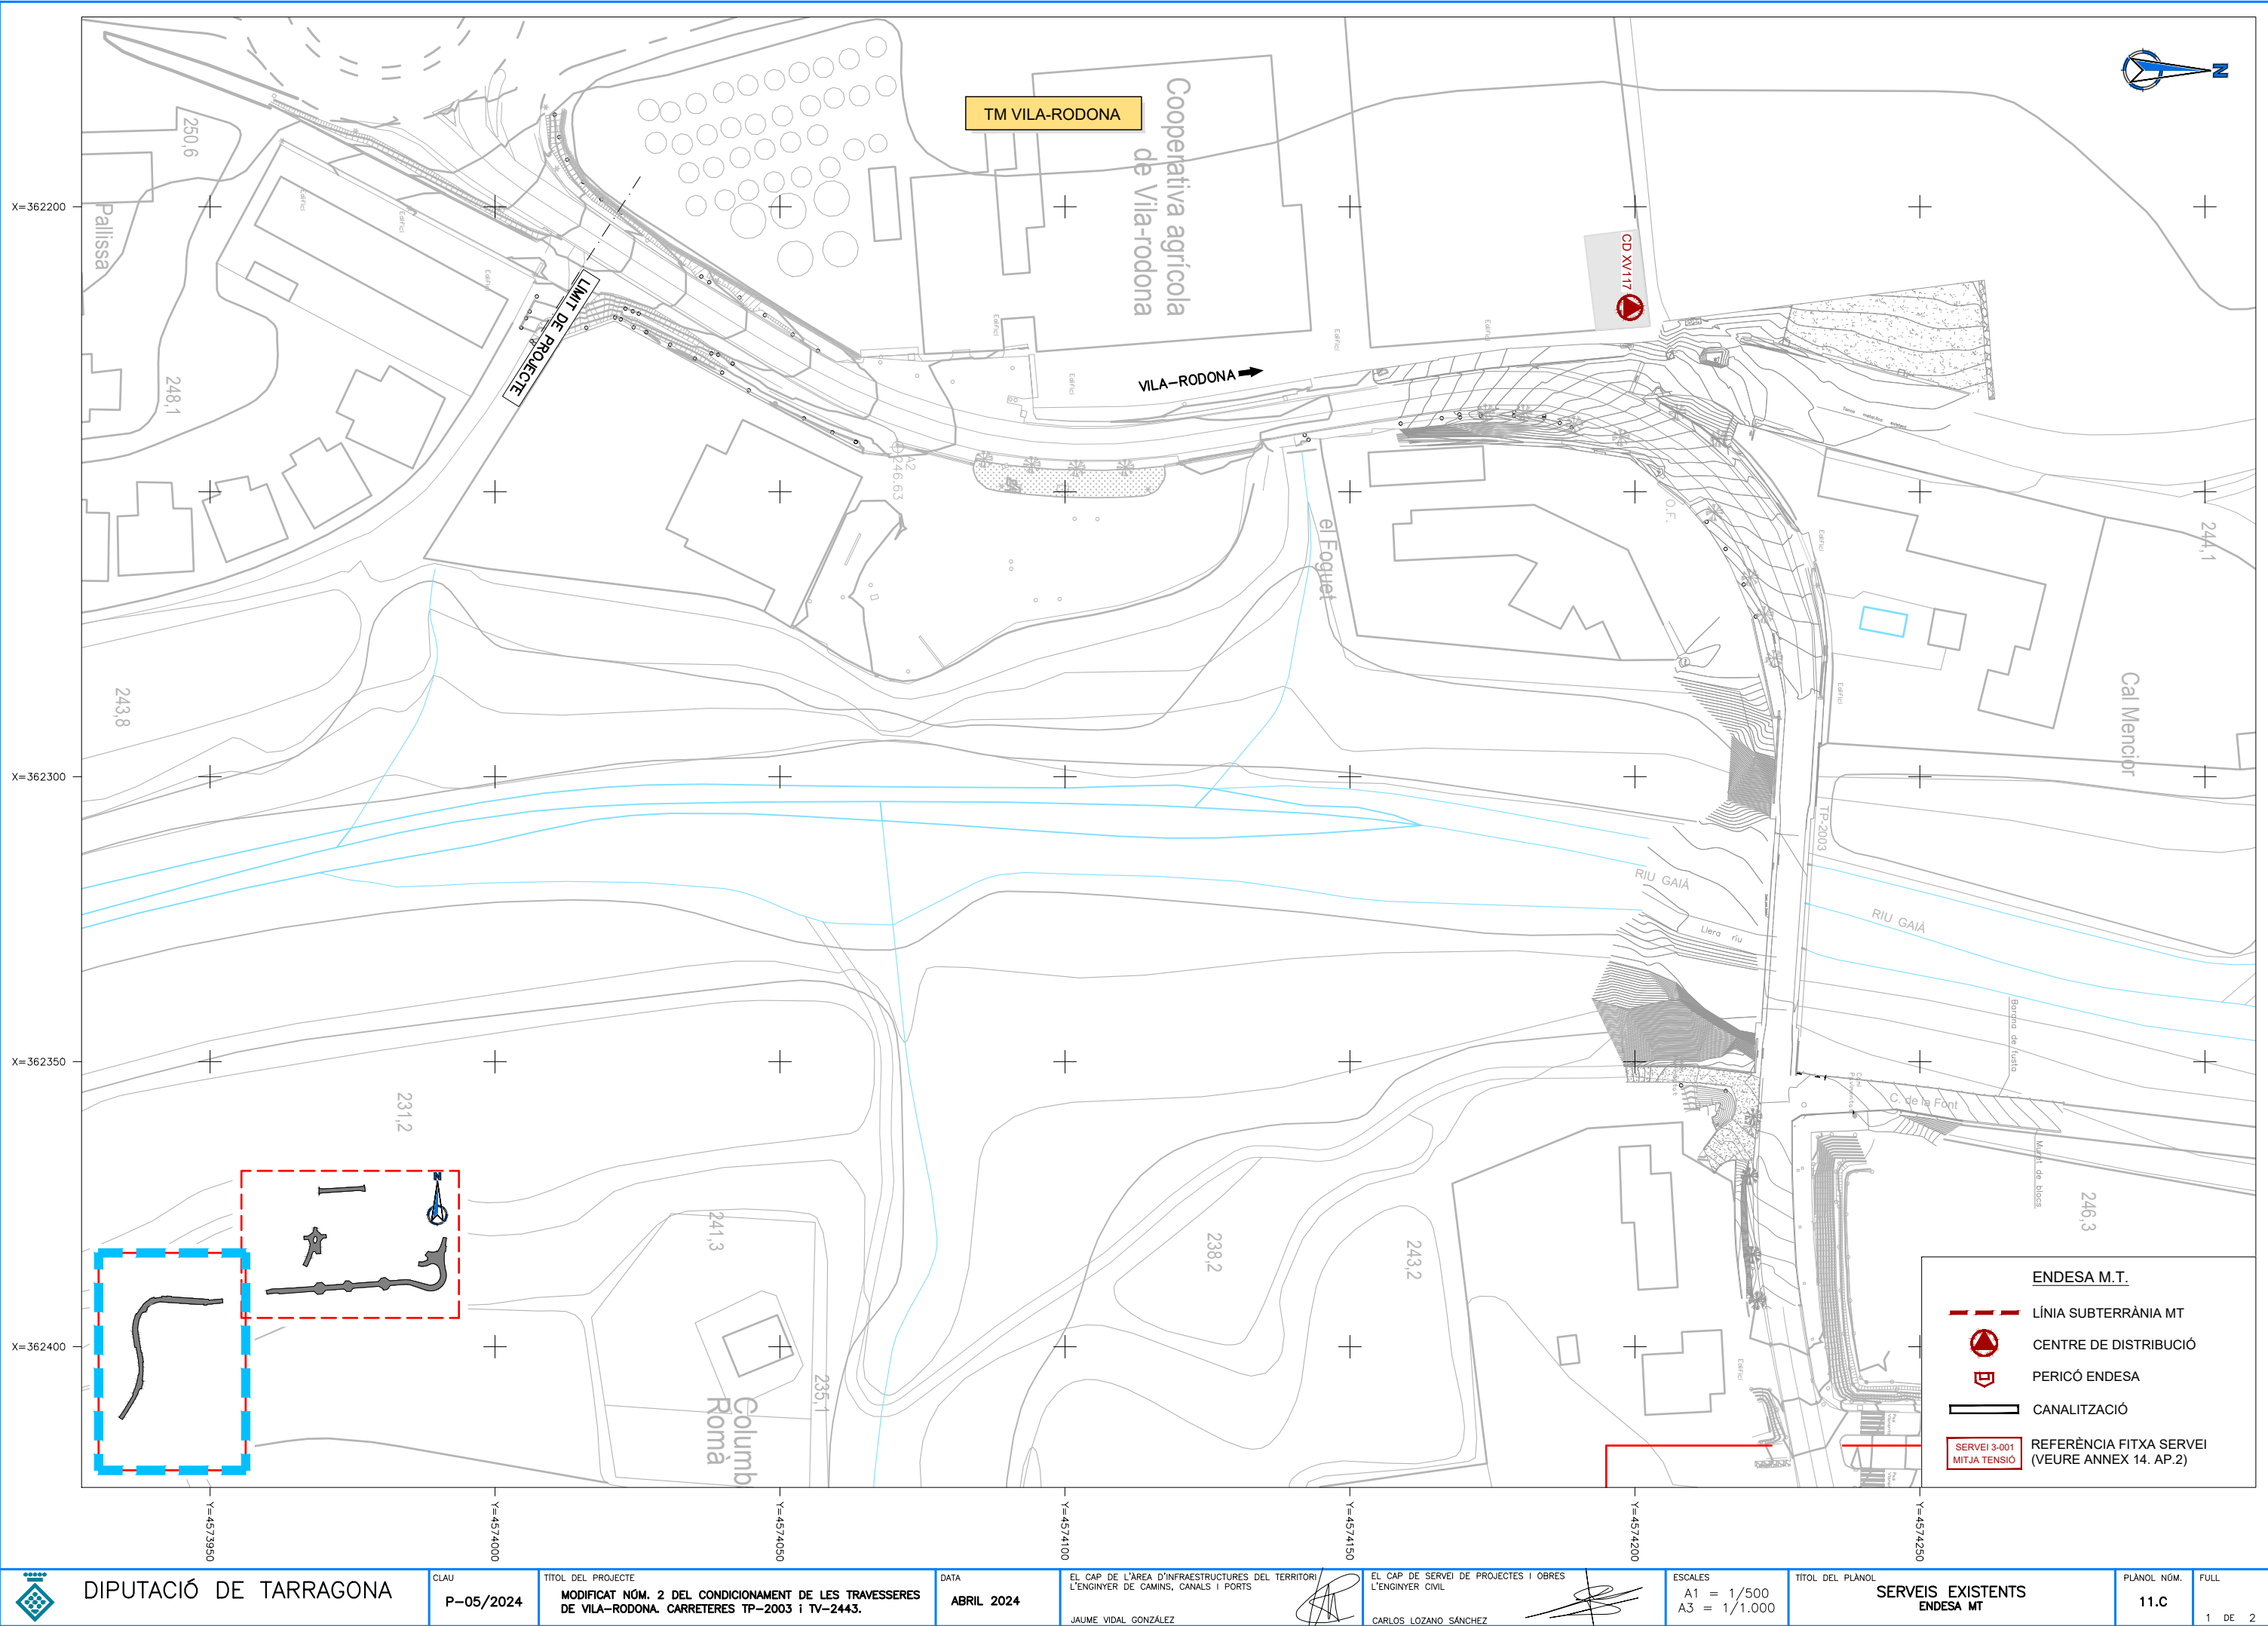

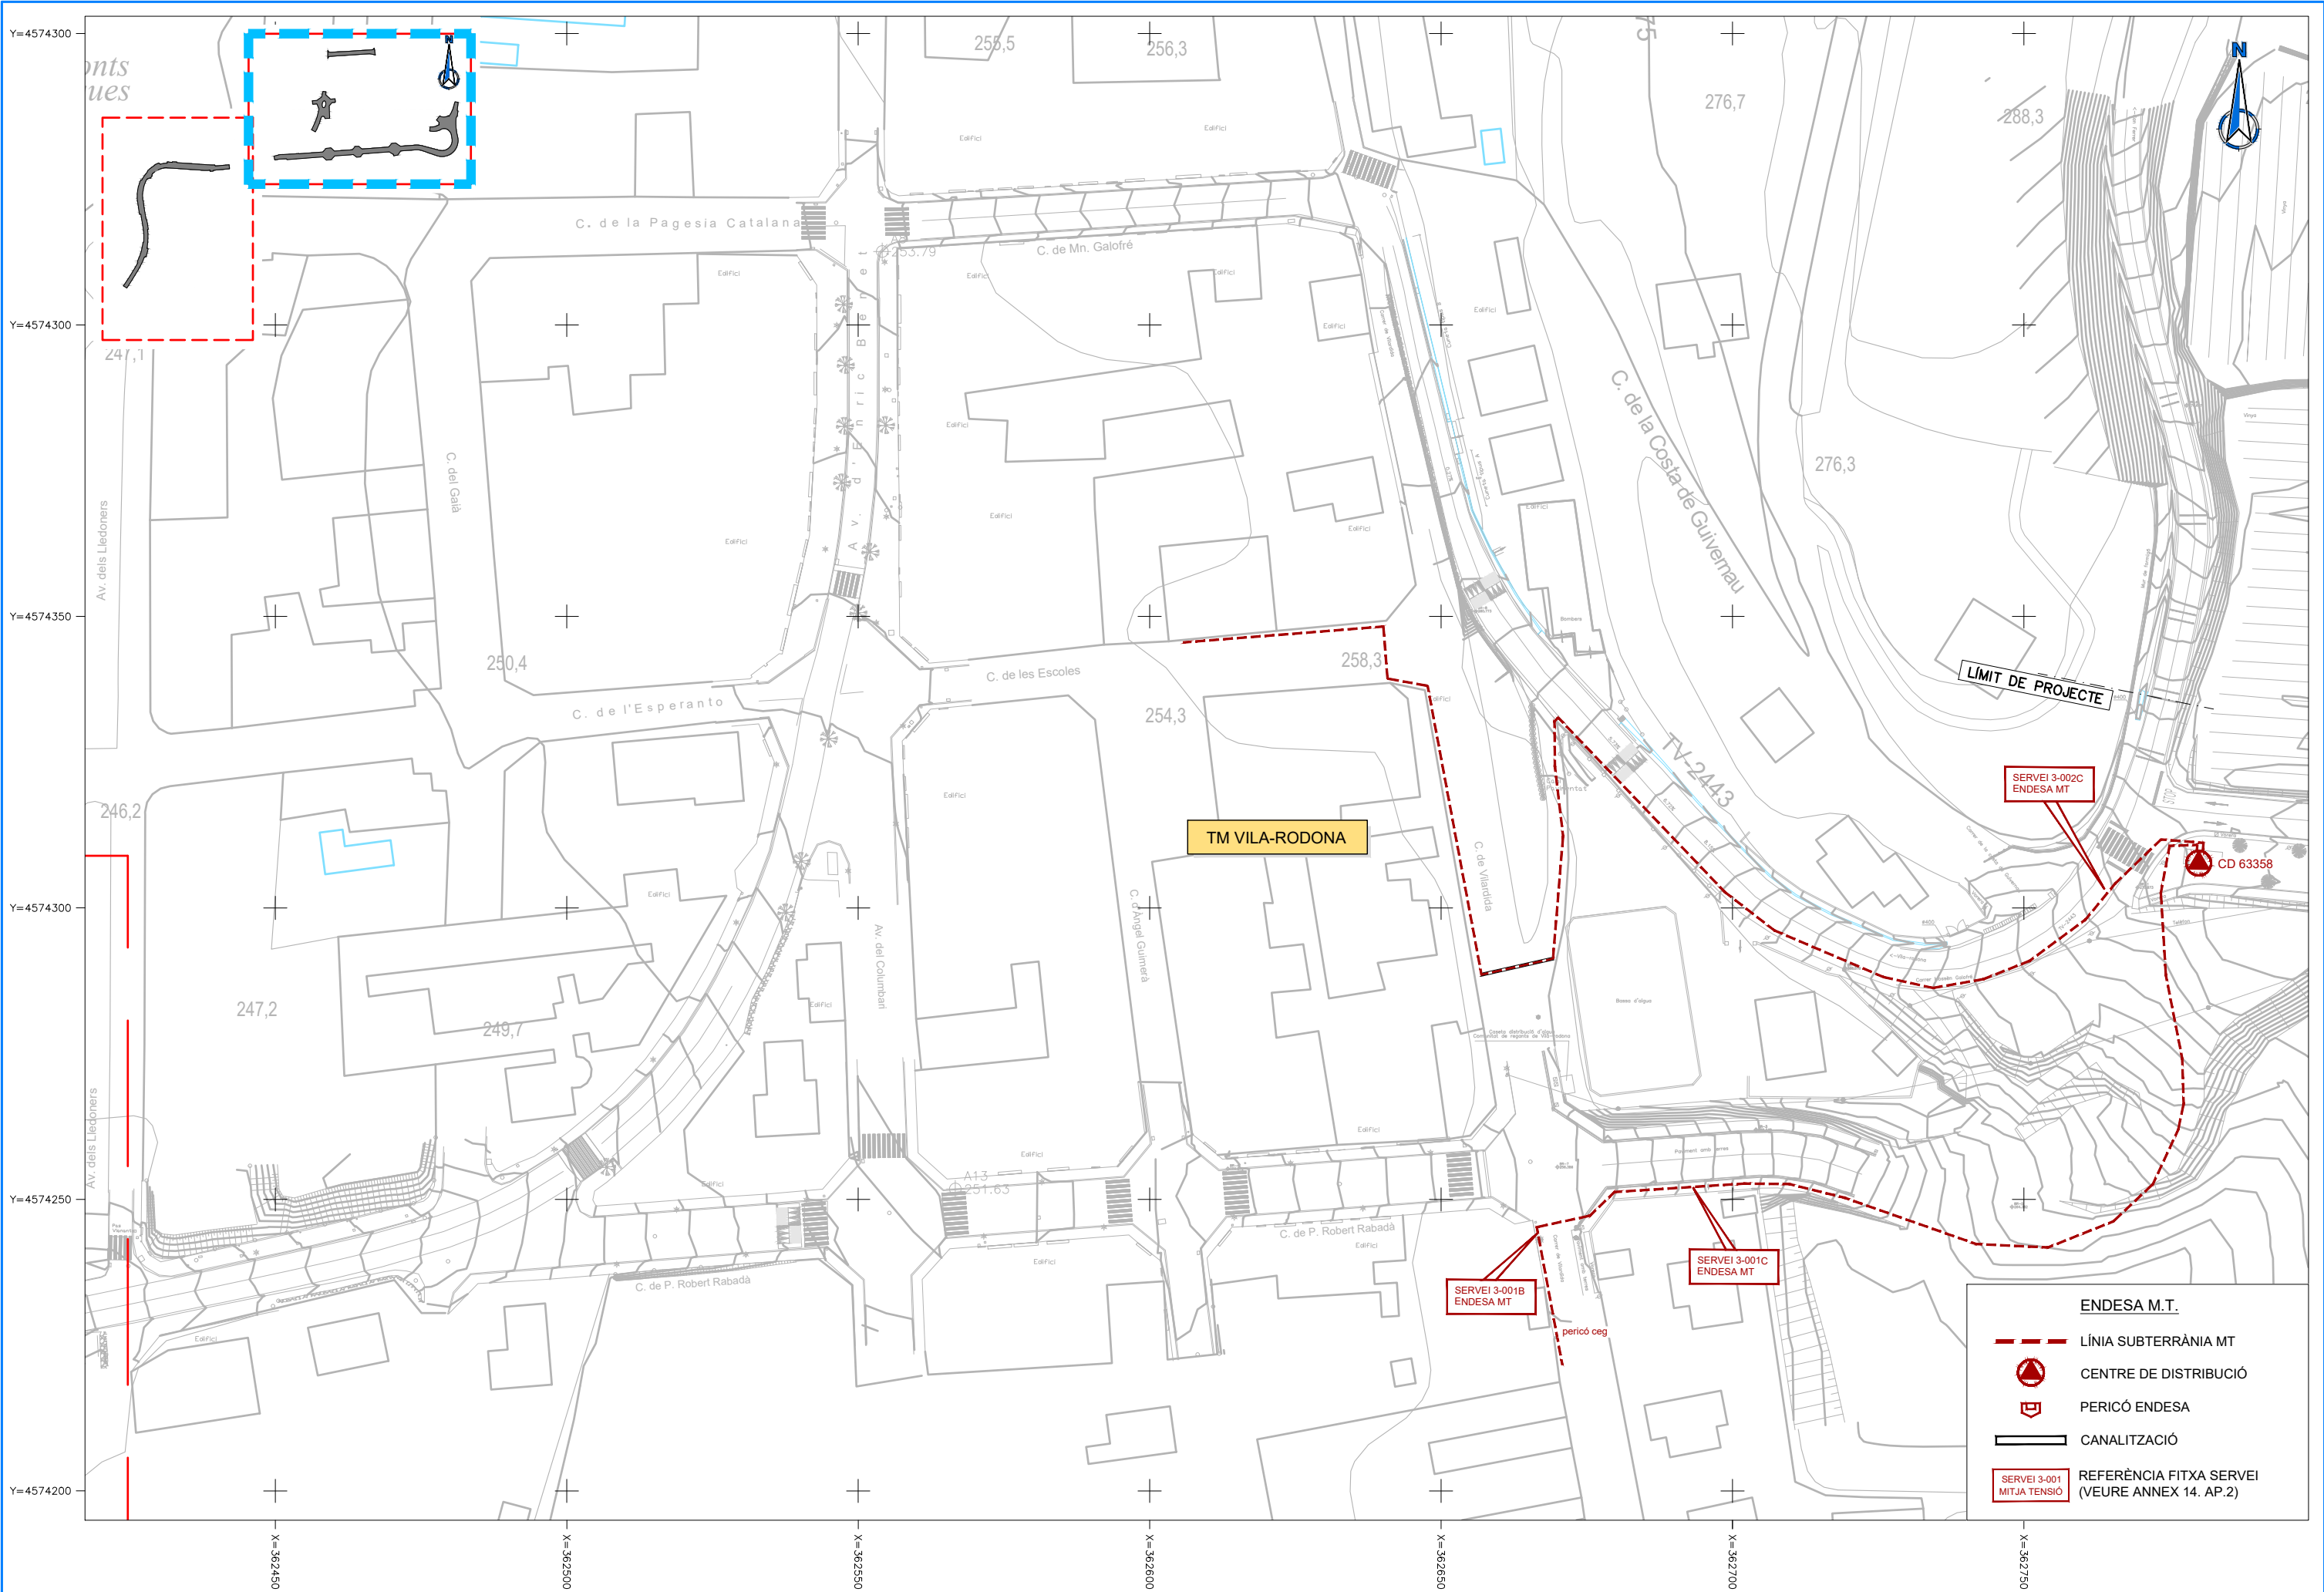

DIPUTACIÓ DE TARRAGONA

CLAU
P-05/2024

TÍTOL DEL PROJECTE
MODIFICAT NÚM. 2 DEL CONDICIONAMENT DE LES TRAVESERES
DE VILA-RODONA. CARRETERES TP-2003 i TV-2443.

DATA
ABRIL 2024


EL CAP DE L'ÀREA D'INFRAESTRUCTURES DEL TERRITORI
L'ENGINYER DE CAMINS, CANALS I PORTS
JAUME VIDAL GONZÁLEZ


EL CAP DE SERVEI DE PROJECTES I OBRES
L'ENGINYER CIVIL
CARLOS LOZANO SÁNCHEZ


ESCALES
A1 = 1/500
A3 = 1/1.000

TÍTOL DEL PLÀNOL
SERVEIS EXISTENTS
ENDESA MT

PLÀNOL NÚM.
11.C
FULL
2 DE 2

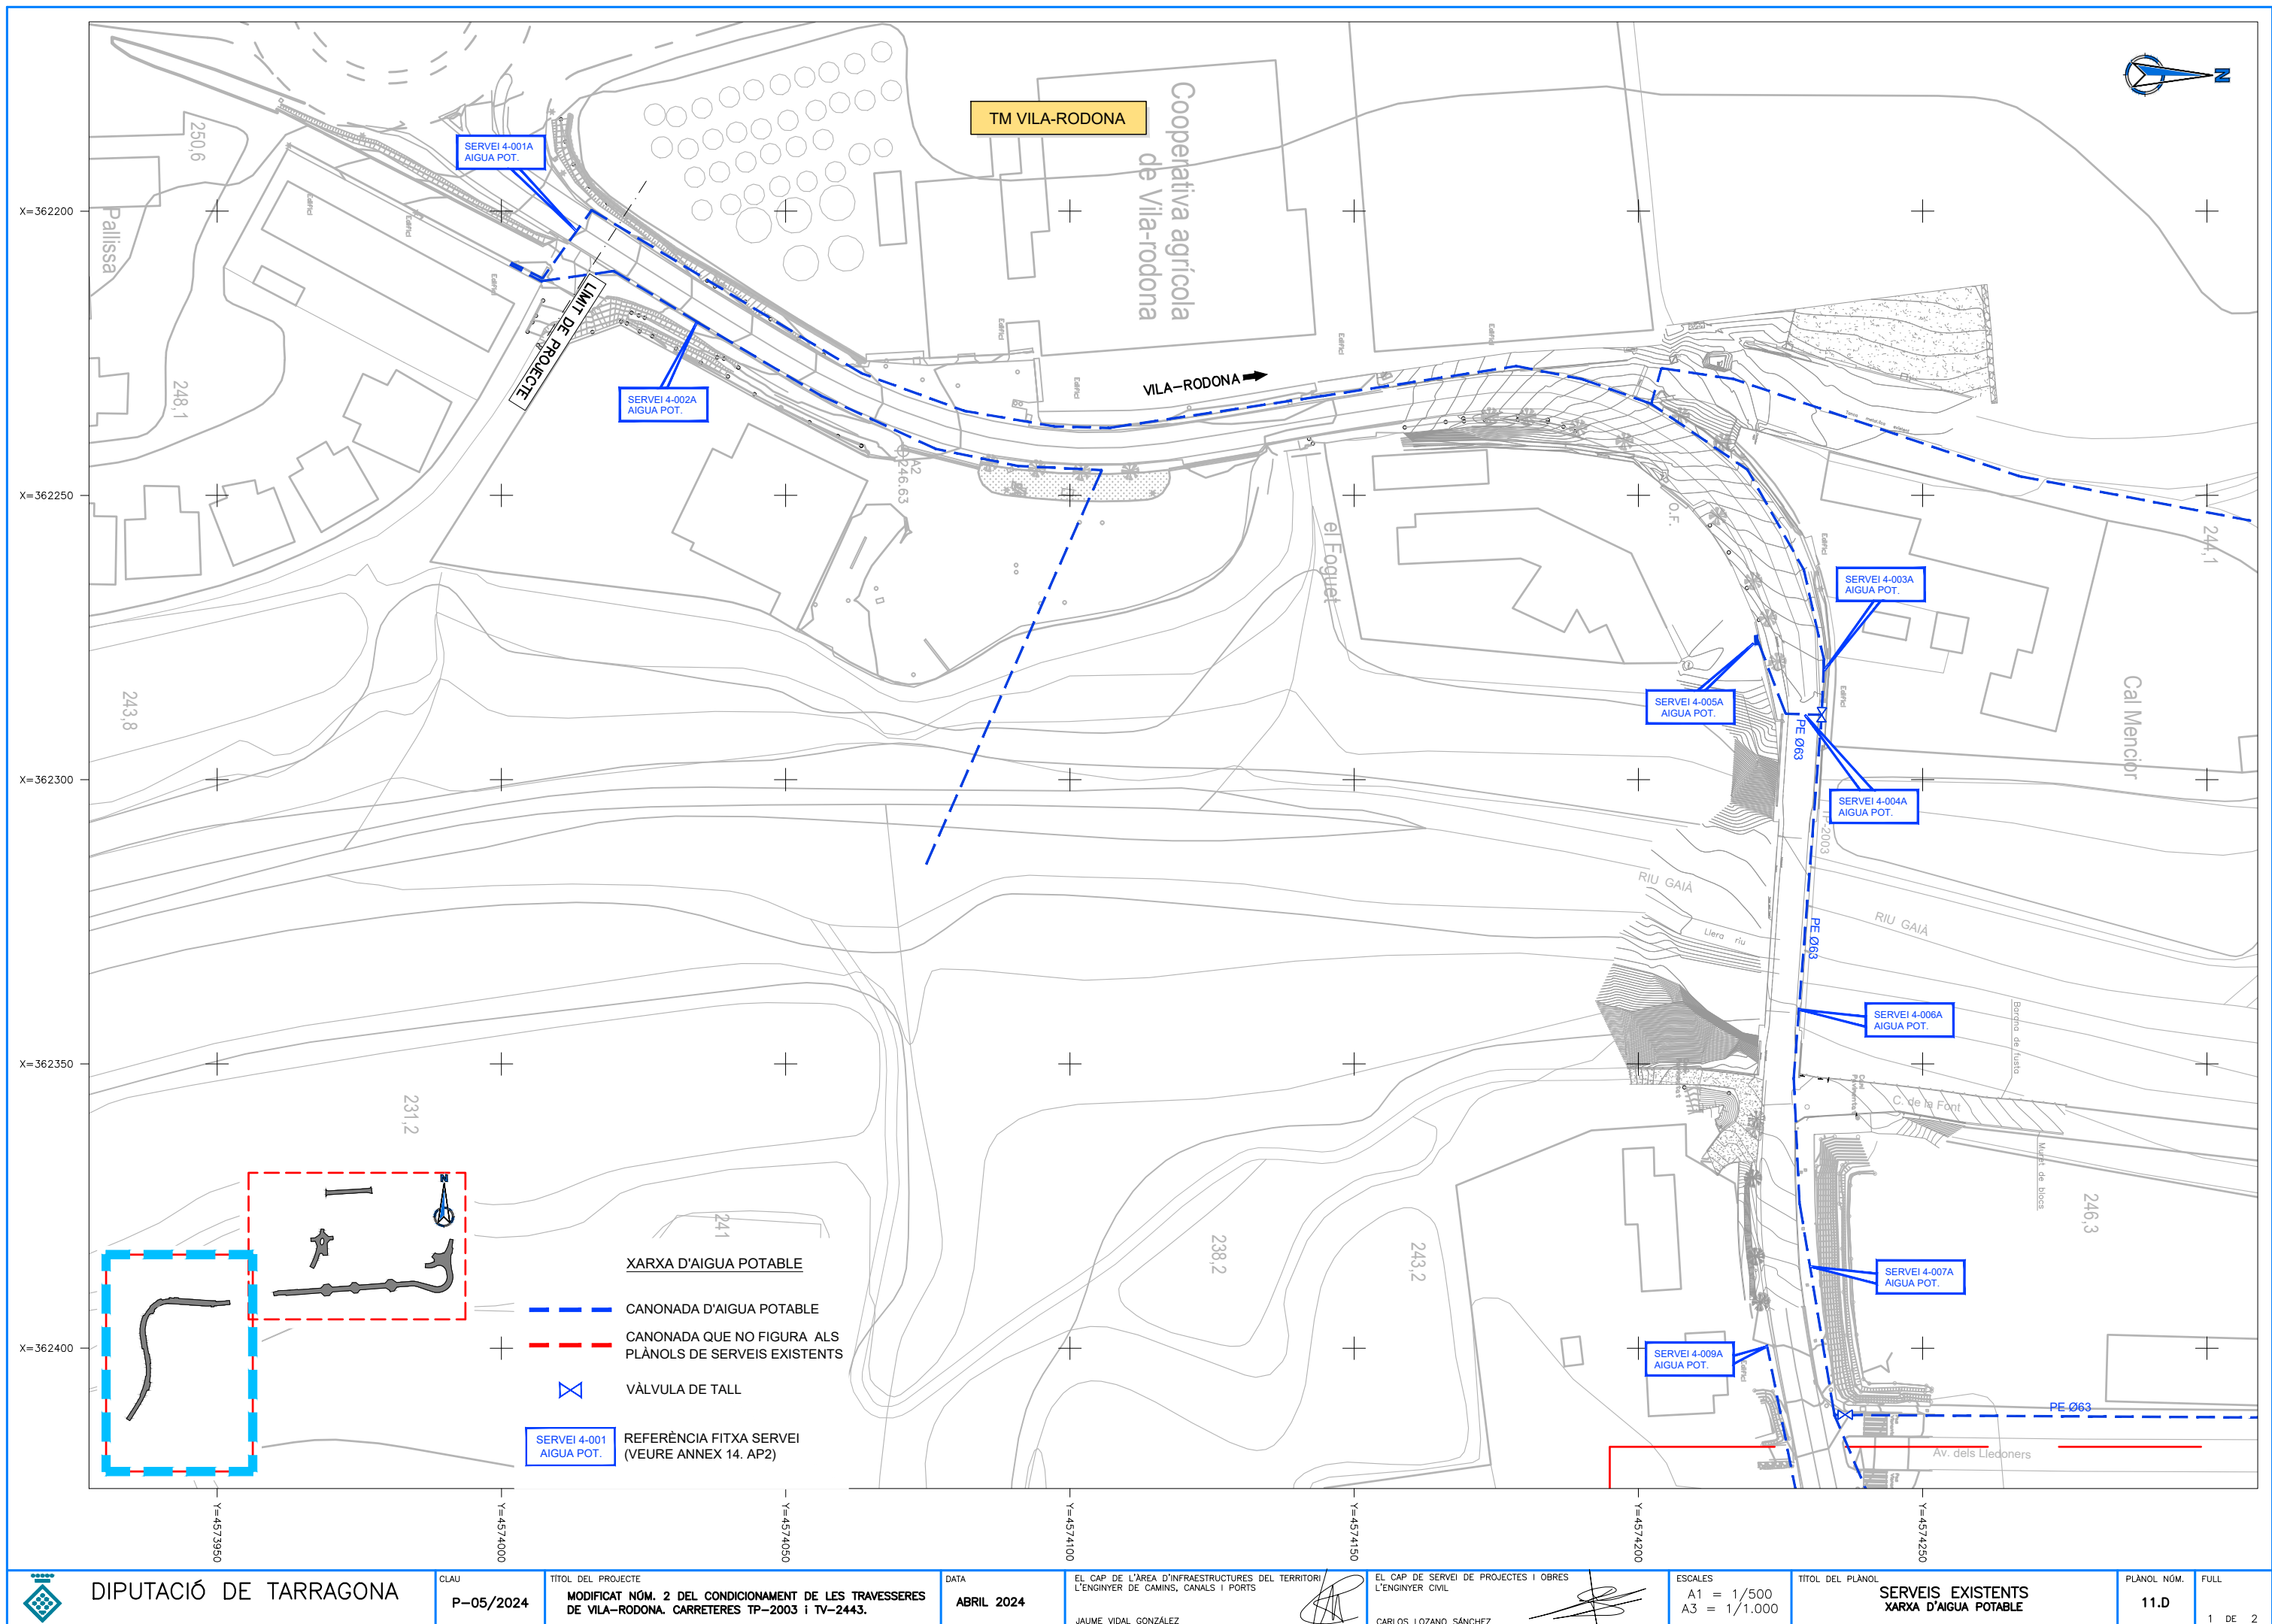

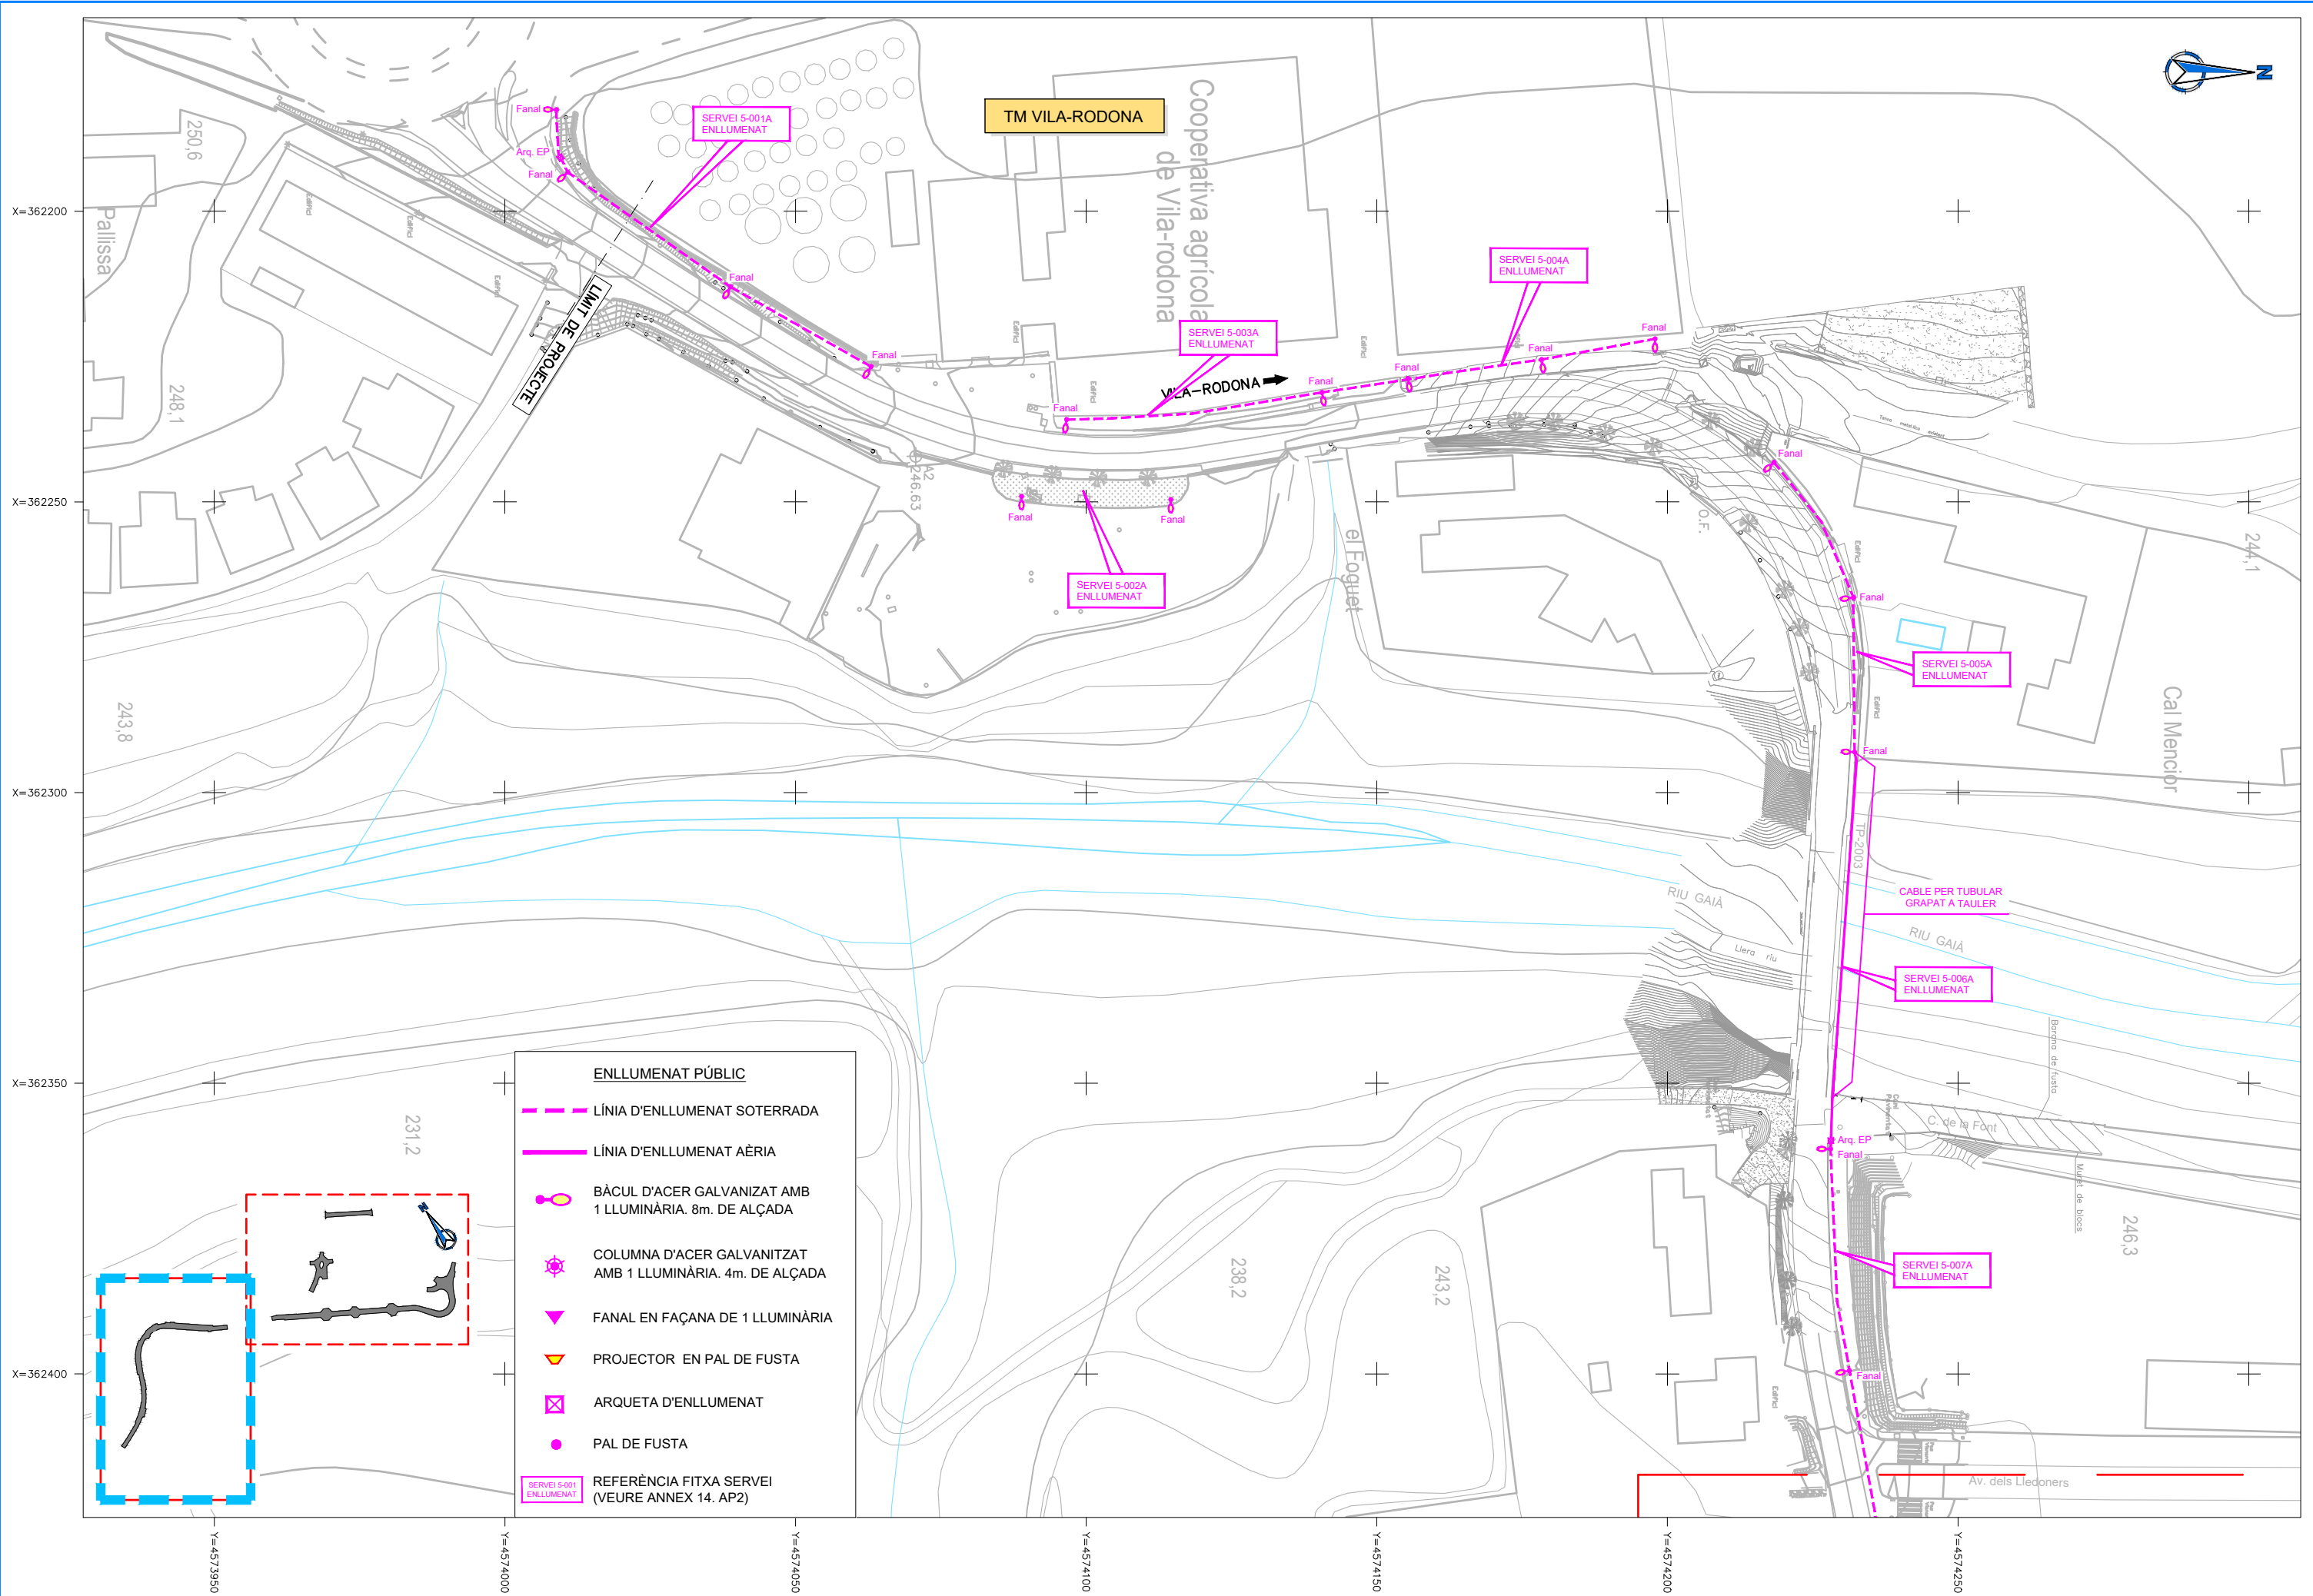

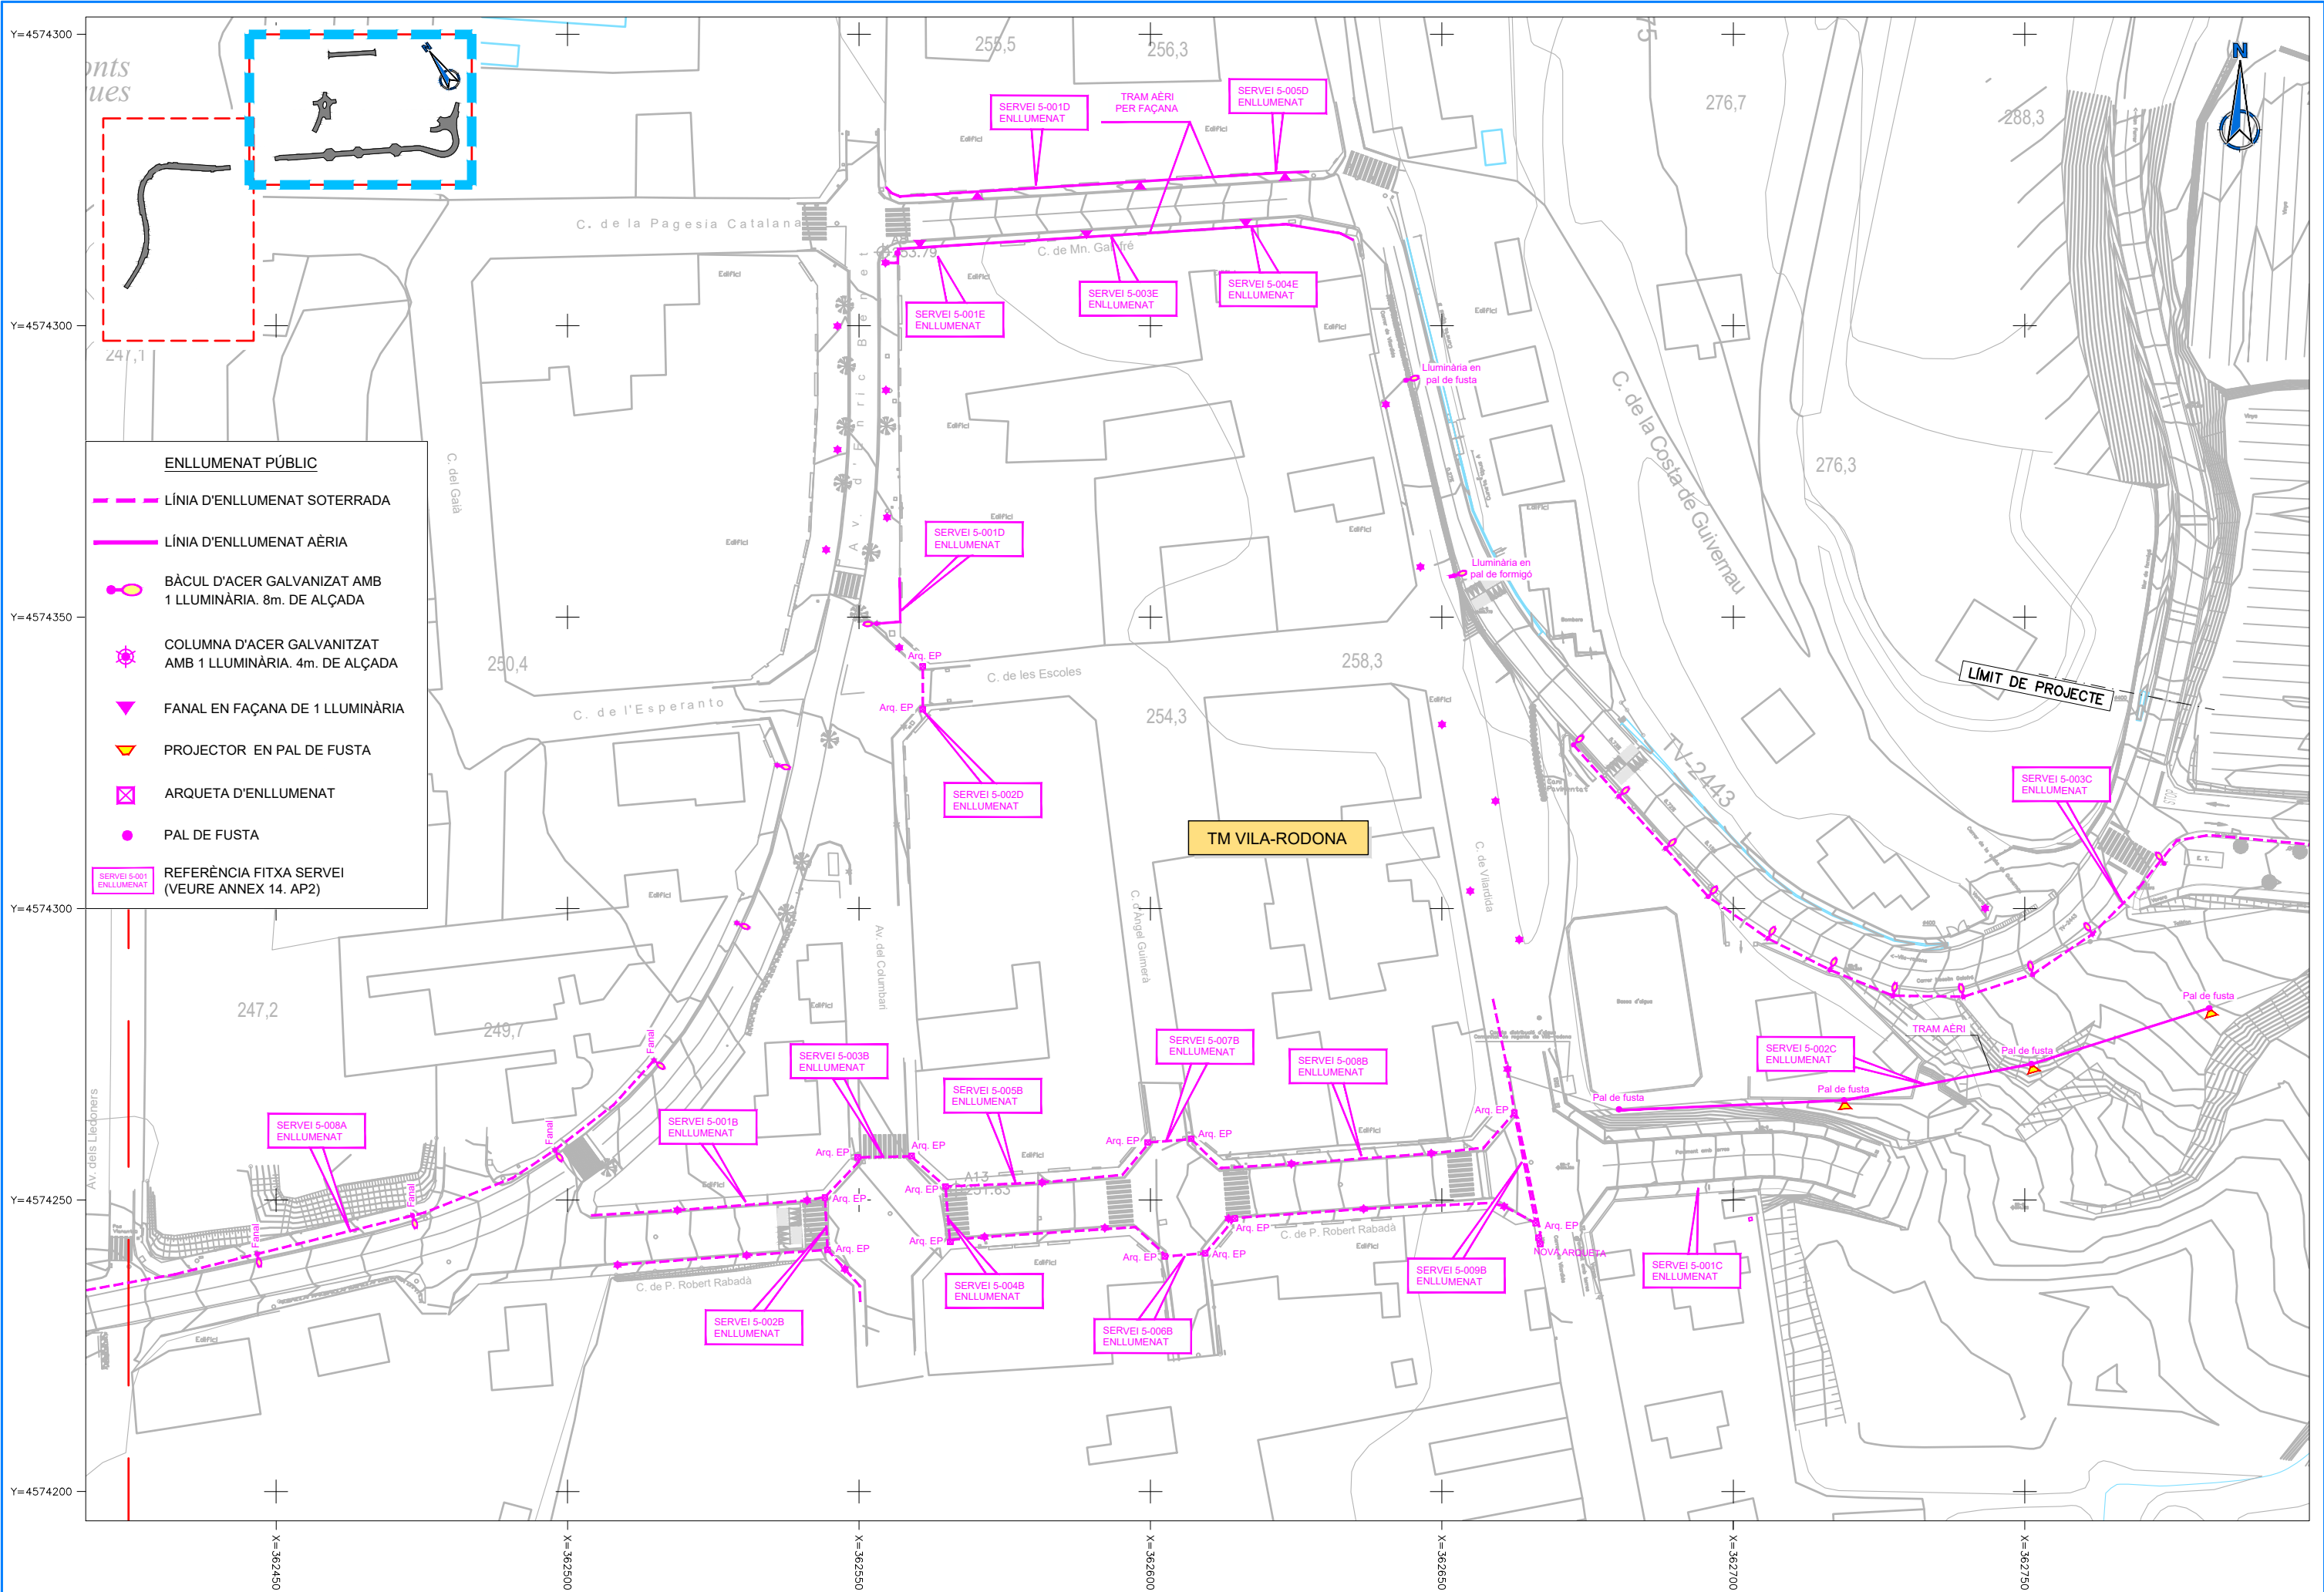

DIPUTACIÓ DE TARRAGONA

CLAU
P-05/2024

TÍTOL DEL PROJECTE
MODIFICAT NÚM. 2 DEL CONDICIONAMENT DE LES TRAVESSERES
DE VILA-RODONA. CARRETERES TP-2003 i TV-2443.

DATA
ABRIL 2024


EL CAP DE L'ÀREA D'INFRAESTRUCTURES DEL TERRITORI
L'ENGINYER DE CAMINS, CANALS I PORTS
JAUME VIDAL GONZÁLEZ


EL CAP DE SERVEI DE PROJECTES I OBRES
L'ENGINYER CIVIL
CARLOS LOZANO SÁNCHEZ

ESCALES
A1 = 1/500
A3 = 1/1.000

TÍTOL DEL PLÀNOL
SERVEIS EXISTENTS
ENLLUMENAT PÚBLIC

PLÀNOL NÚM.
11.E
FULL
2 DE 2

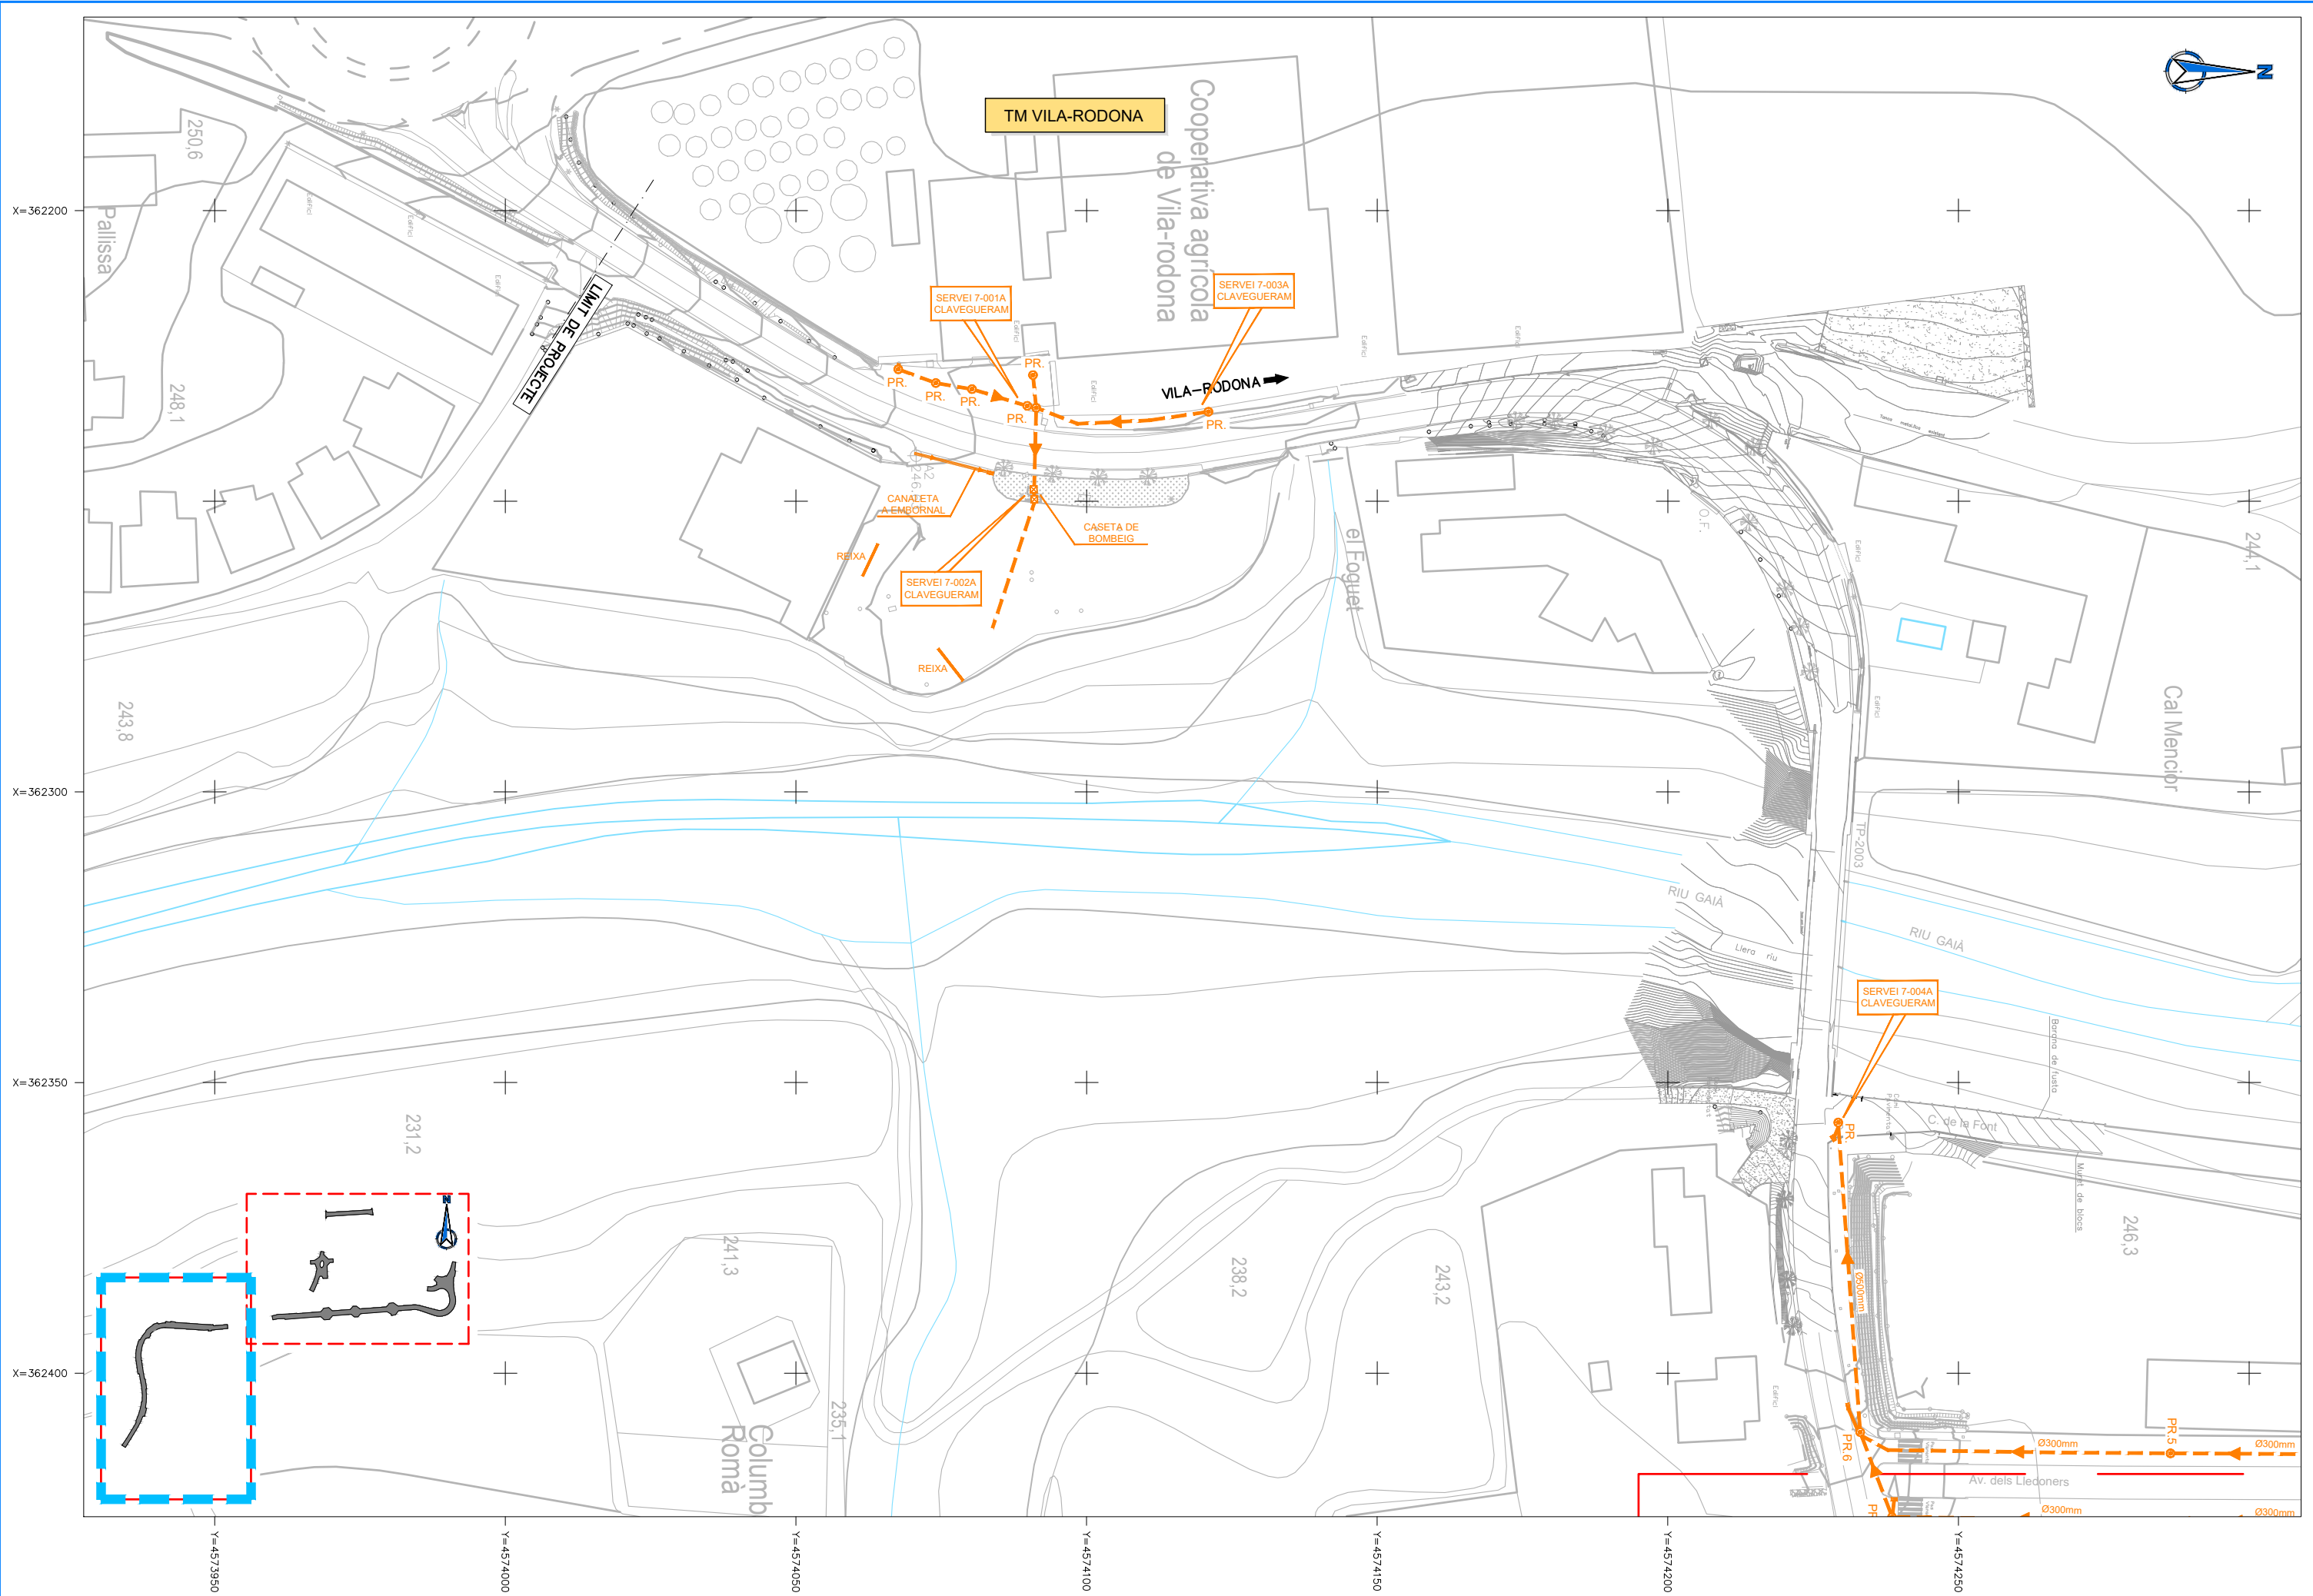

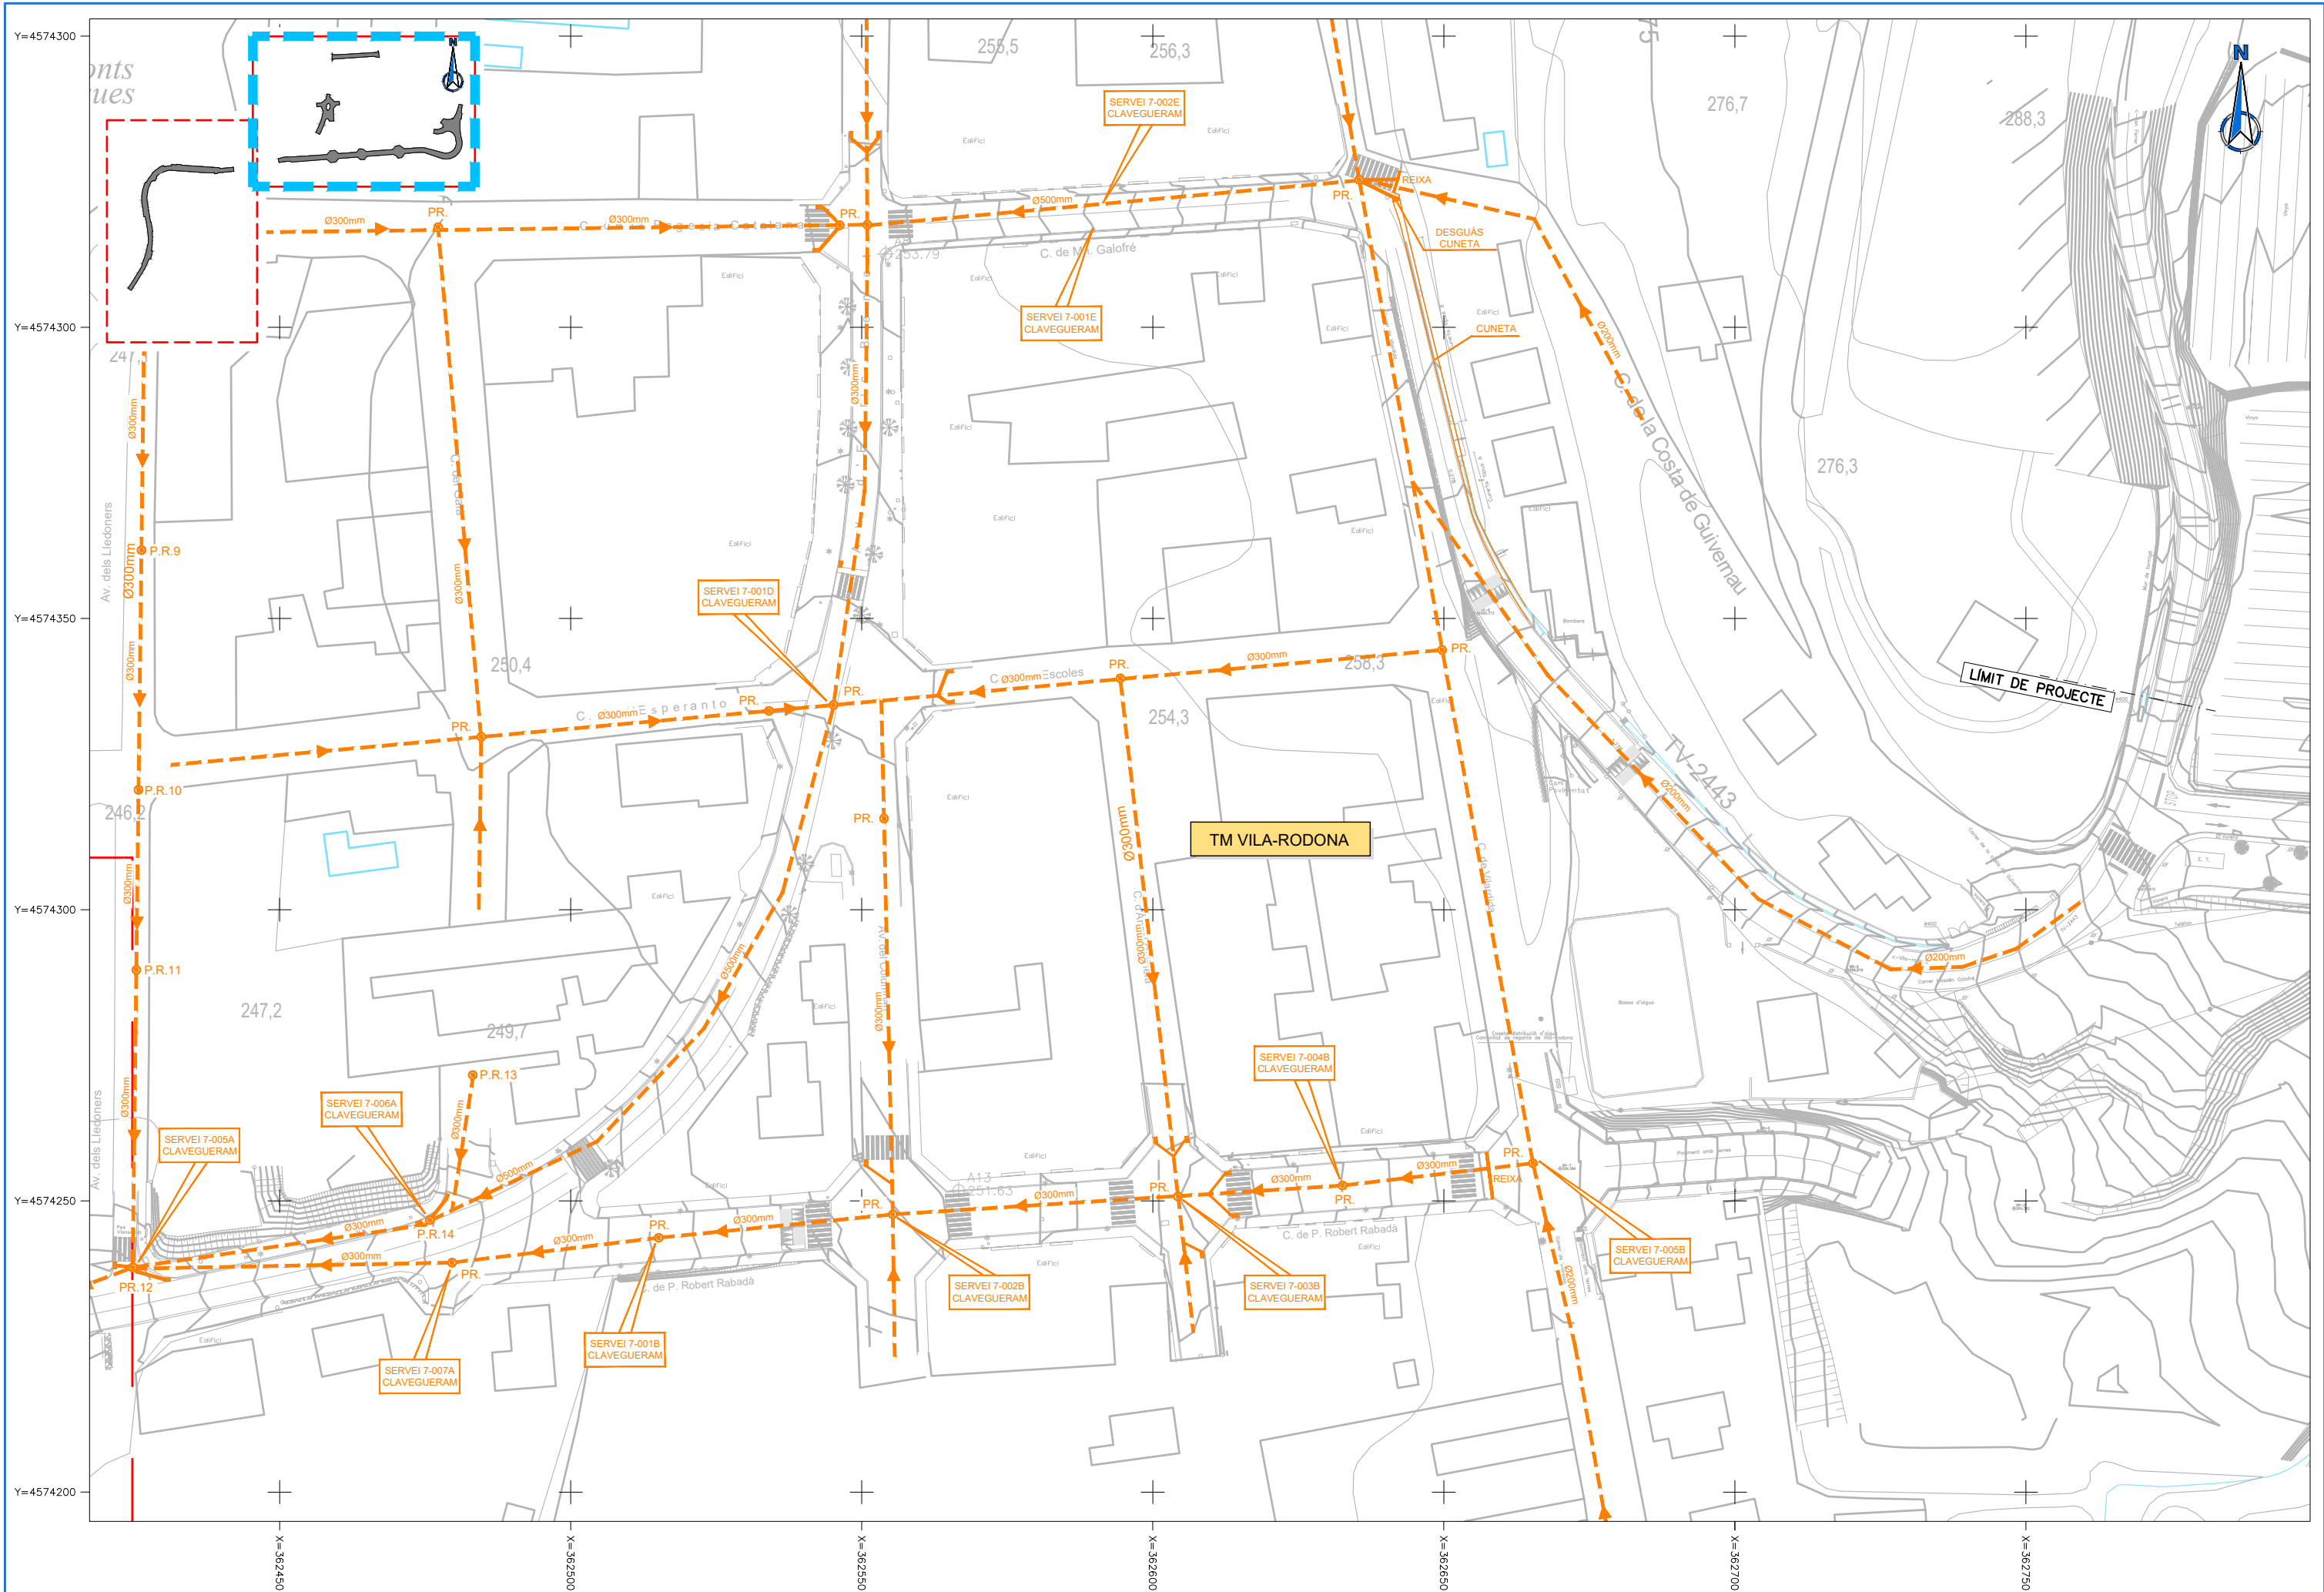

DIPUTACIÓ DE TARRAGONA

CLAU
P-05/2024

TÍTOL DEL PROJECTE
MODIFICAT NÚM. 2 DEL CONDICIONAMENT DE LES TRAVESSERES
DE VILA-RODONA. CARRETERES TP-2003 i TV-2443.

DATA
ABRIL 2024


EL CAP DE L'ÀREA D'INFRASTRUCTURES DEL TERRITORI
L'ENGINYER DE CAMINS, CANALS I PORTS
JAUME VIDAL GONZÁLEZ

EL CAP DE SERVEI DE PROJECTES I OBRES
L'ENGINYER CIVIL
CARLOS LOZANO SÁNCHEZ

ESCALES
A1 = 1/500
A3 = 1/1.000

TÍTOL DEL PLÀNOL
SERVEIS EXISTENTS
XARXA DE CLAVEGUERAM

PLÀNOL NÚM.
11.F
FULL
2 DE 2

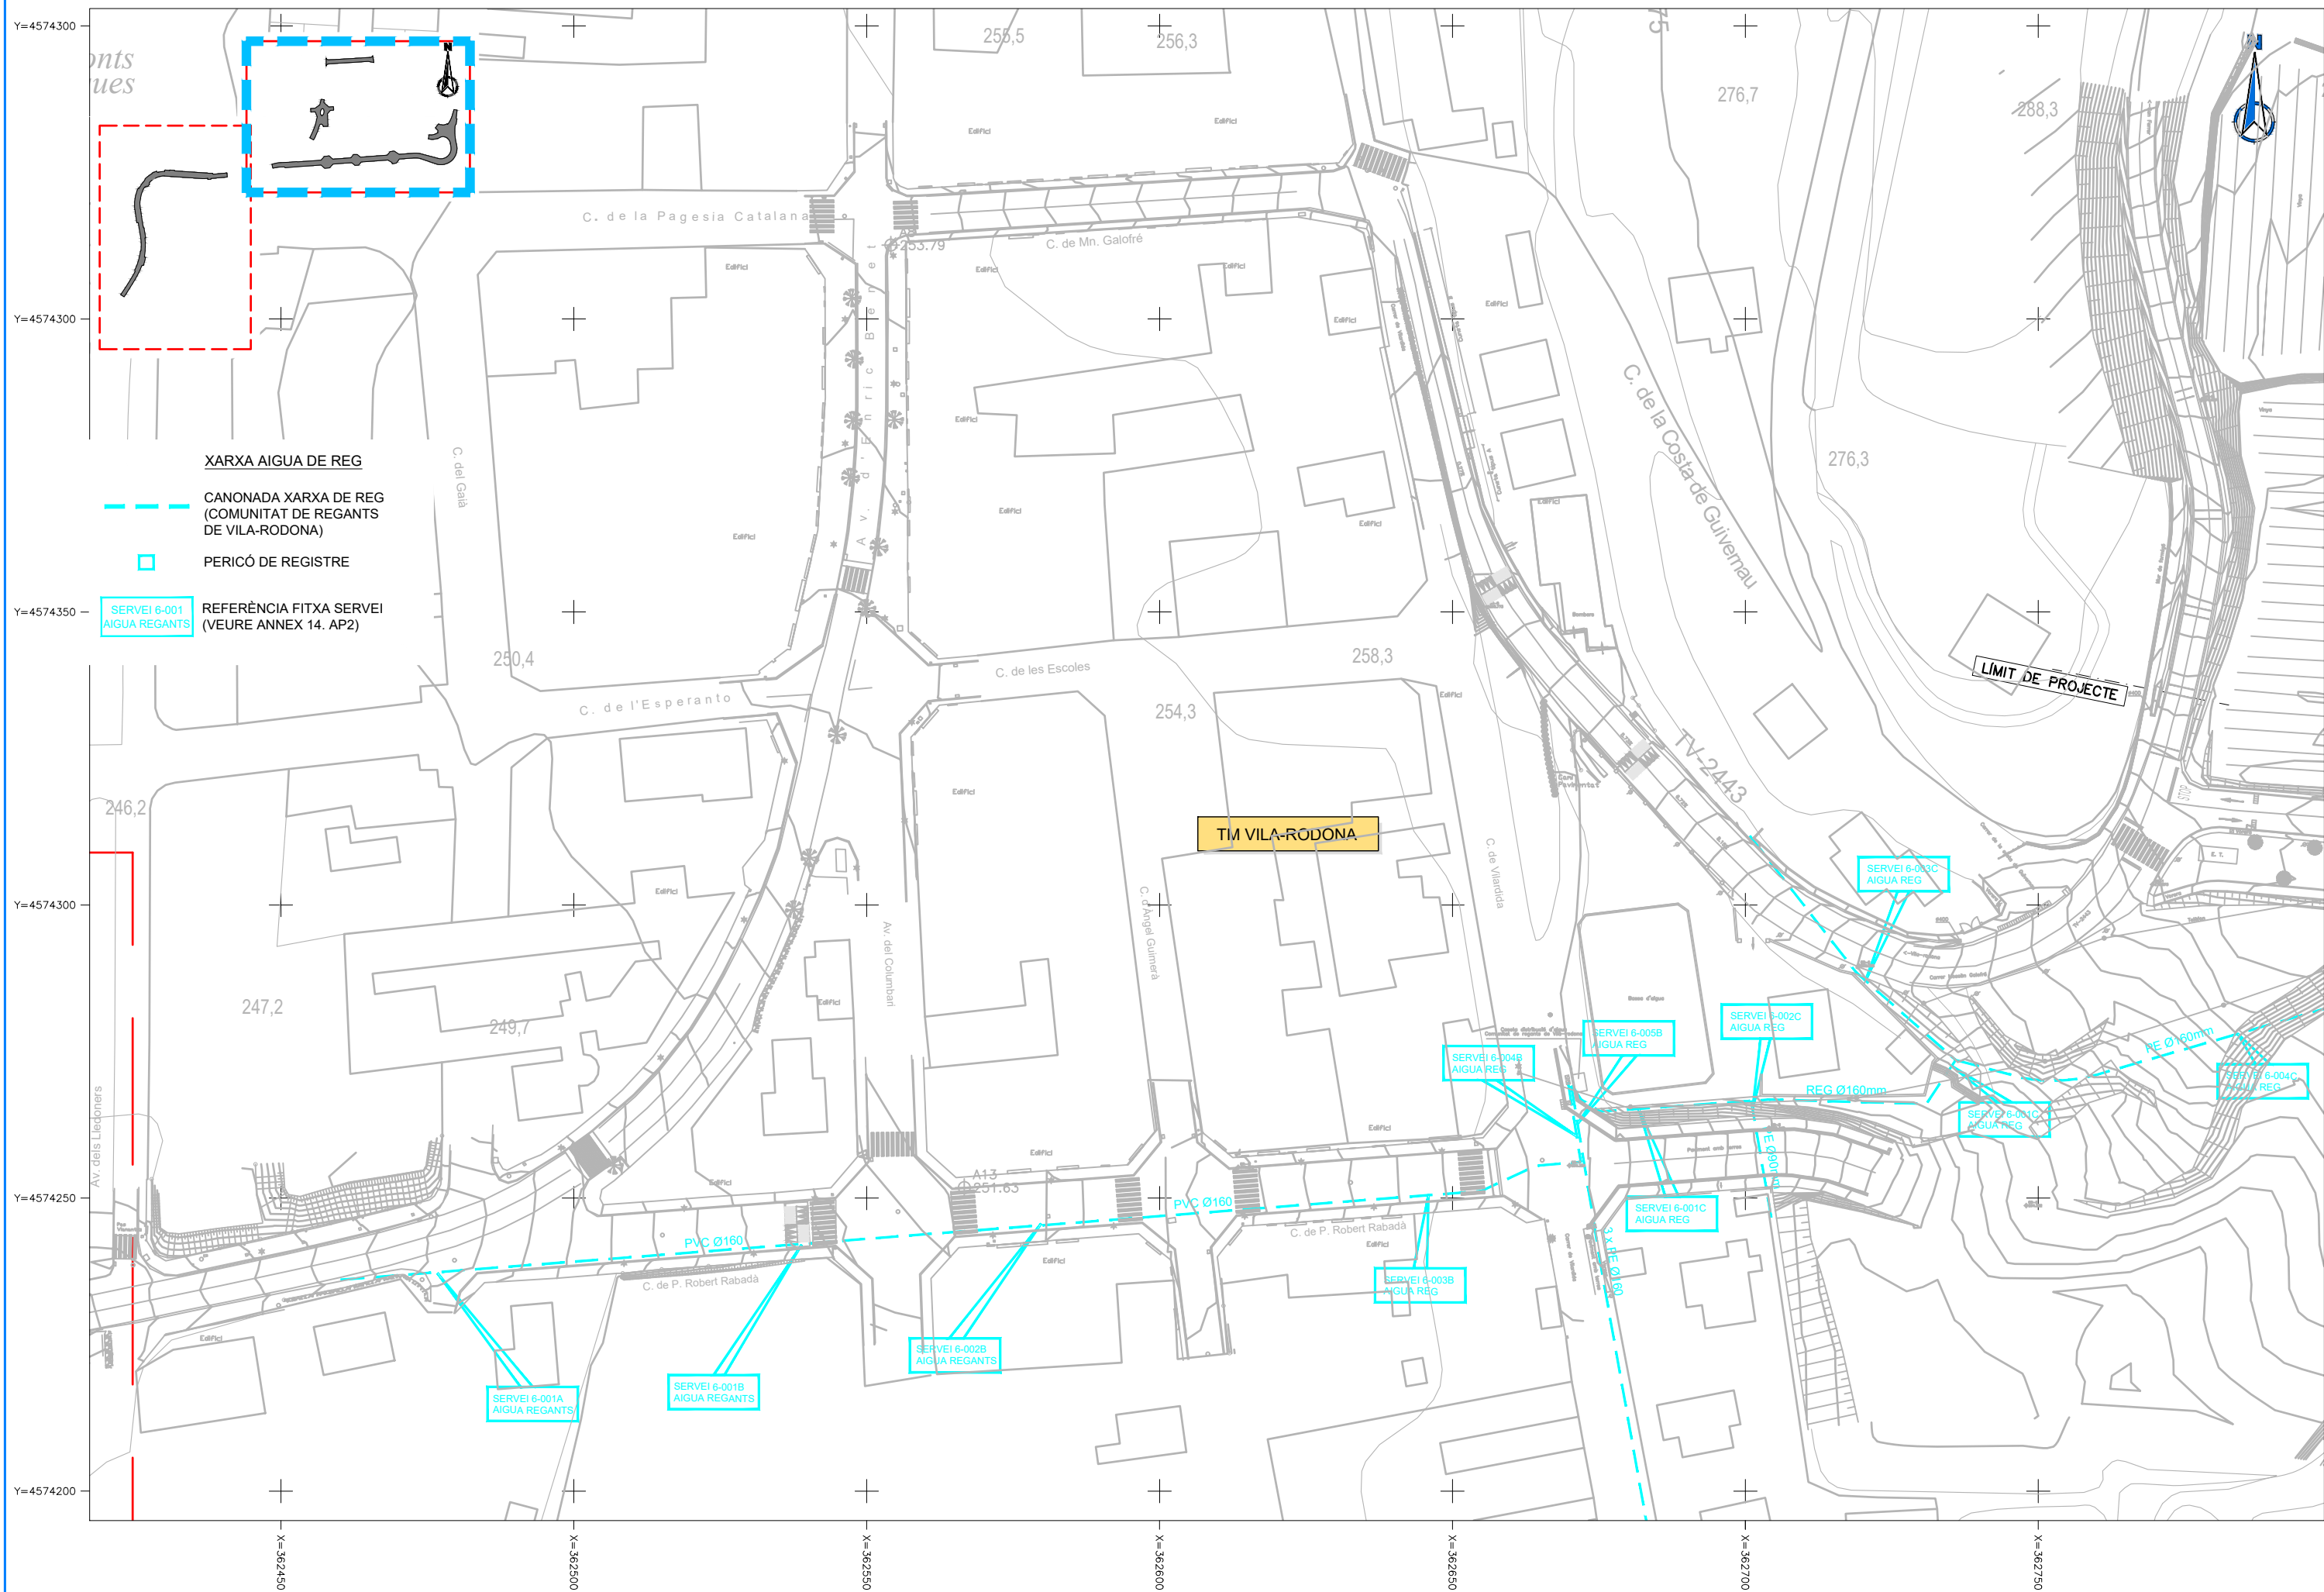

DIPUTACIÓ DE TARRAGONA

CLAU

P-05/2024

TÍTOL DEL PROJECTE

MODIFICAT NÚM. 2 DEL CONDICIONAMENT DE LES TRAVESSERES DE VILA-RODONA. CARRETERES TP-2003 i TV-2443.

DATA

ABRIL 2024

EL CAP DE L'ÀREA D'INFRASTRUCTURES DEL TERRITORI
L'ENGINYER DE CAMINS, CANALS I PORTS

JAUME VIDAL GONZÁLEZ

EL CAP DE SERVEI DE PROJECTES I OBRES
L'ENGINYER CIVIL

CARLOS LOZANO SÁNCHEZ

ESCALES

A1 = 1/500
A3 = 1/1.000

TÍTOL DEL PLÀNOL


SERVEIS EXISTENTS
XARXA D'AIGUA REG. COMUNITAT DE REGANTS

PLÀNOL NÚM.

11.G

FULL

2 DE 2

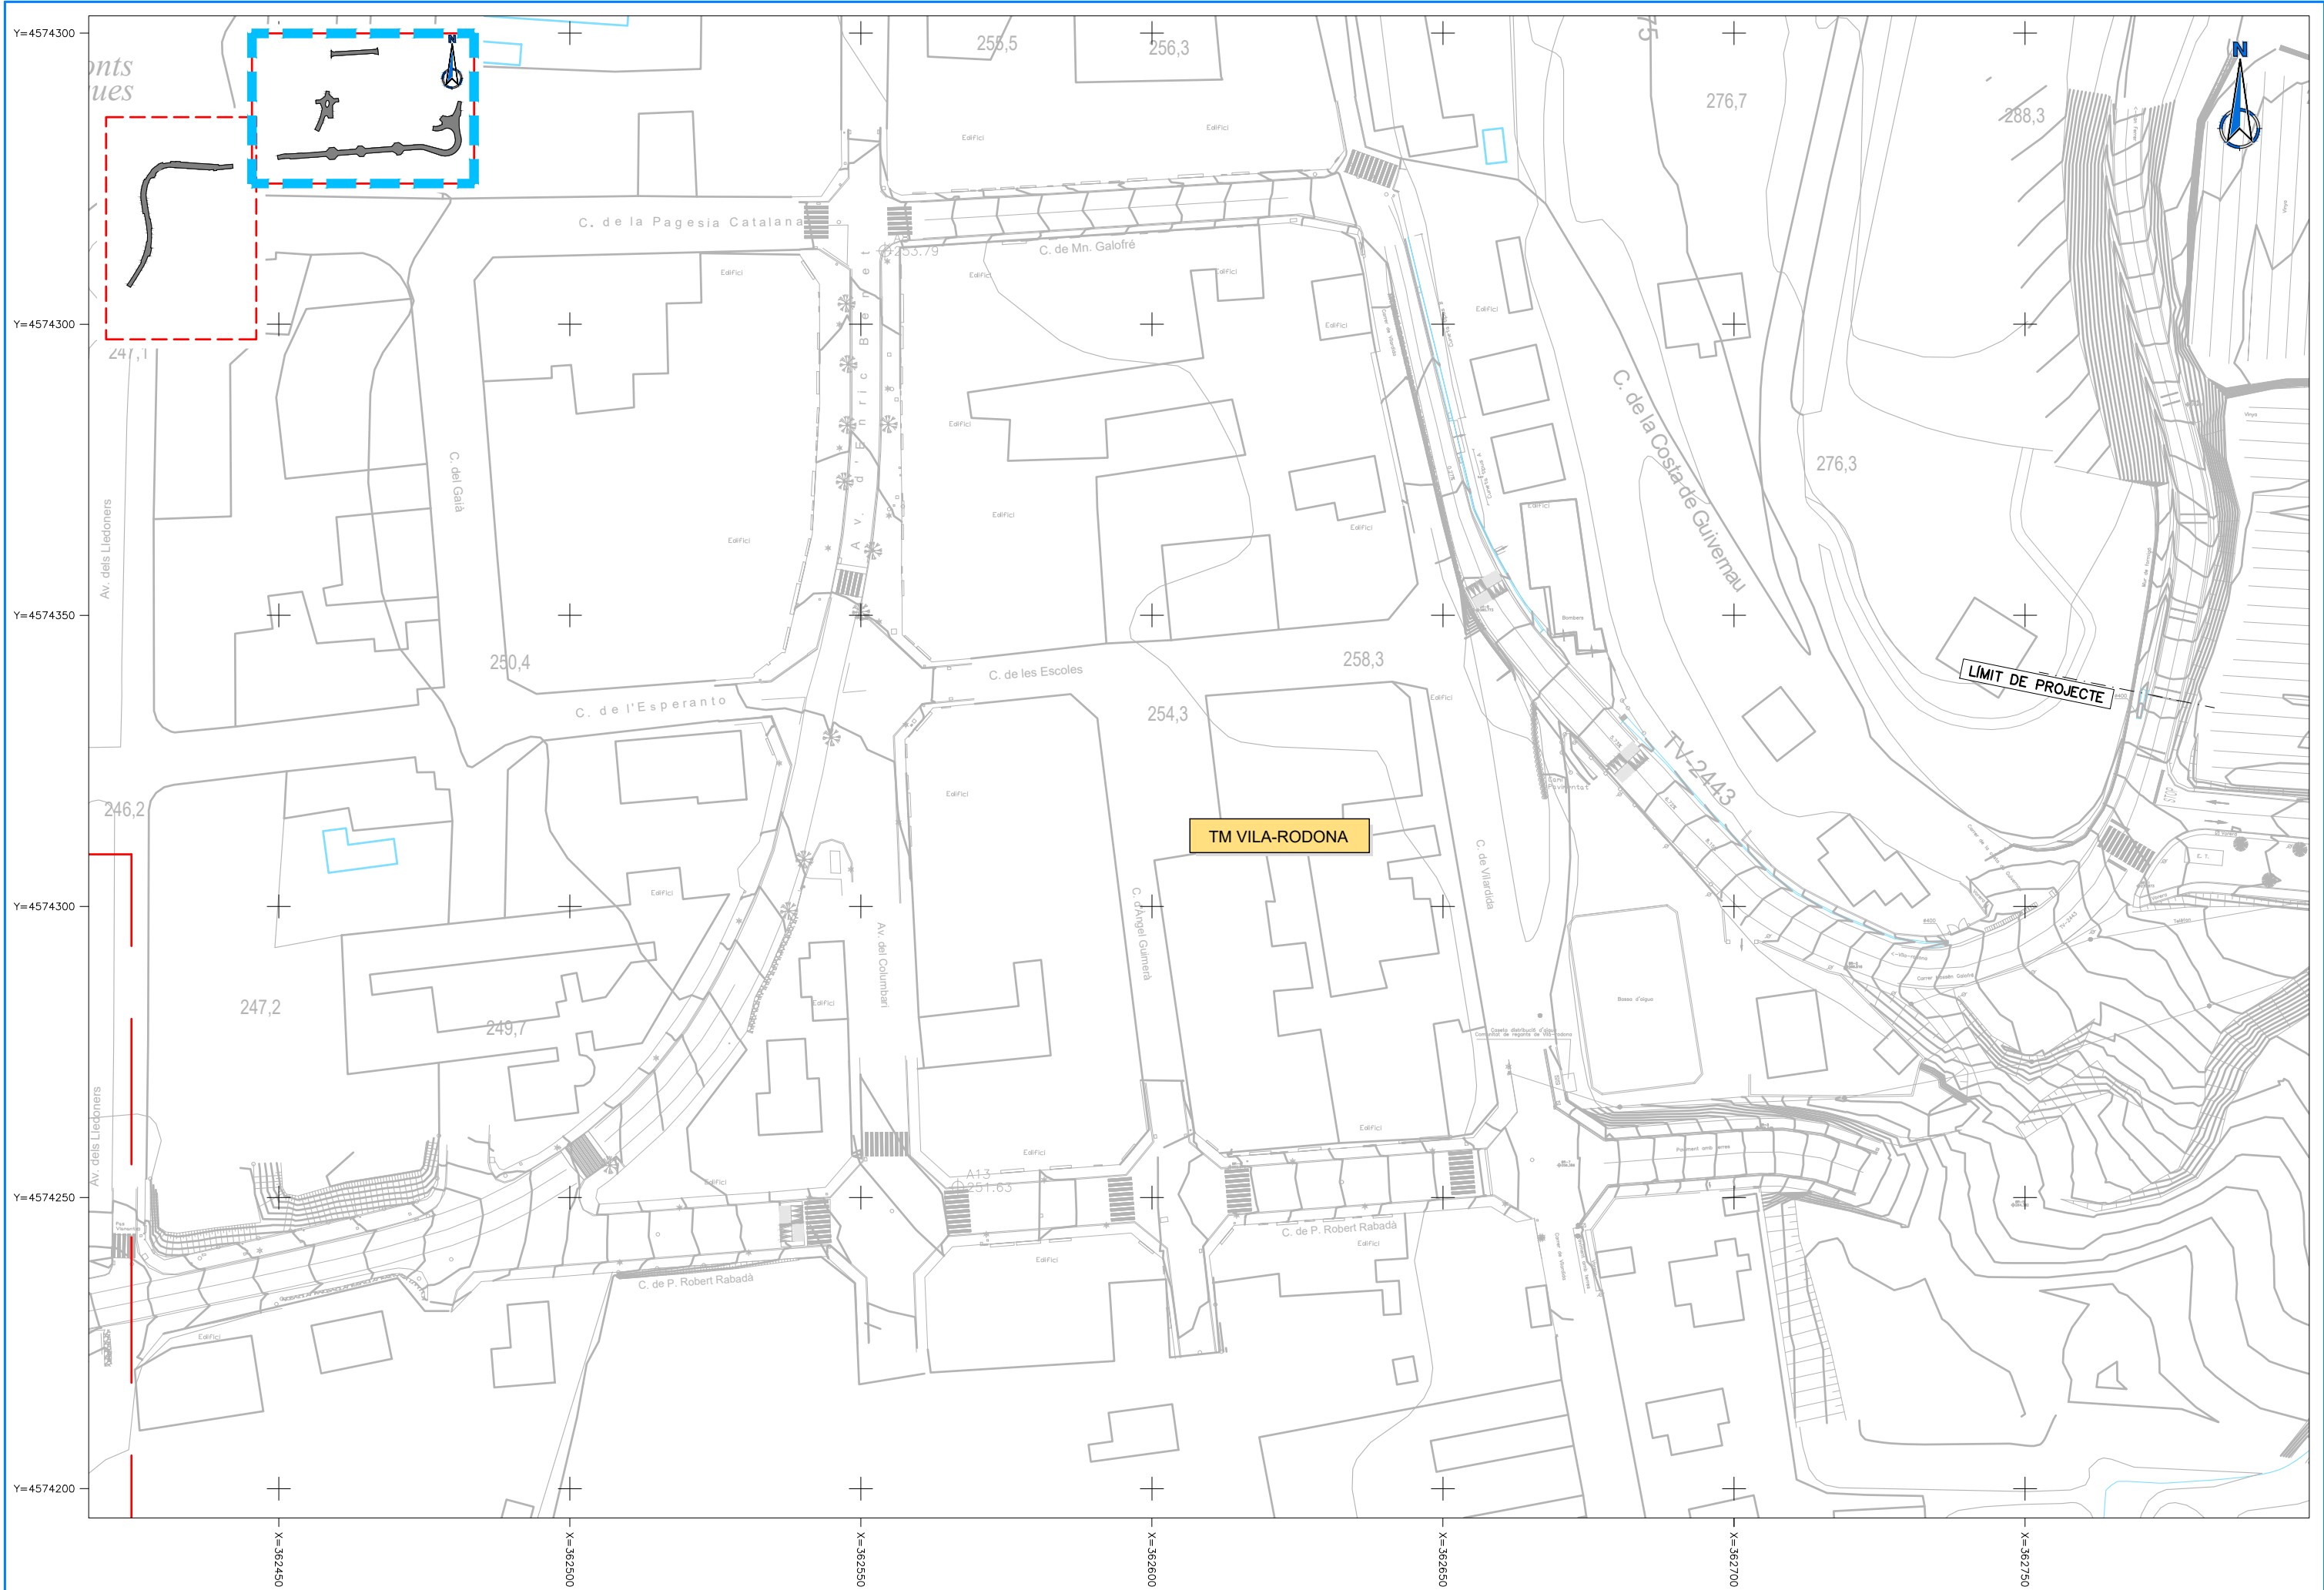

DIPUTACIÓ DE TARRAGONA

CLAU

P-05/2024

TÍTOL DEL PROJECTE

MODIFICAT NÚM. 2 DEL CONDICIONAMENT DE LES TRAVESSERES DE VILA-RODONA. CARRETERES TP-2003 i TV-2443.

DATA

ABRIL 2024

EL CAP DE L'ÀREA D'INFRAESTRUCTURES DEL TERRITORI L'ENGINYER DE CAMINS, CANALS I PORTS

JAUME VIDAL GONZÁLEZ

EL CAP DE SERVEI DE PROJECTES I OBRES L'ENGINYER CIVIL

CARLOS LOZANO SÁNCHEZ

ESCALES

A1 = 1/500
A3 = 1/1.000

TÍTOL DEL PLÀNOL


SERVEIS EXISTENTS
SERVEI DESCONEGUT



PLÀNOL NÚM.

11.H

FULL

2 DE 2

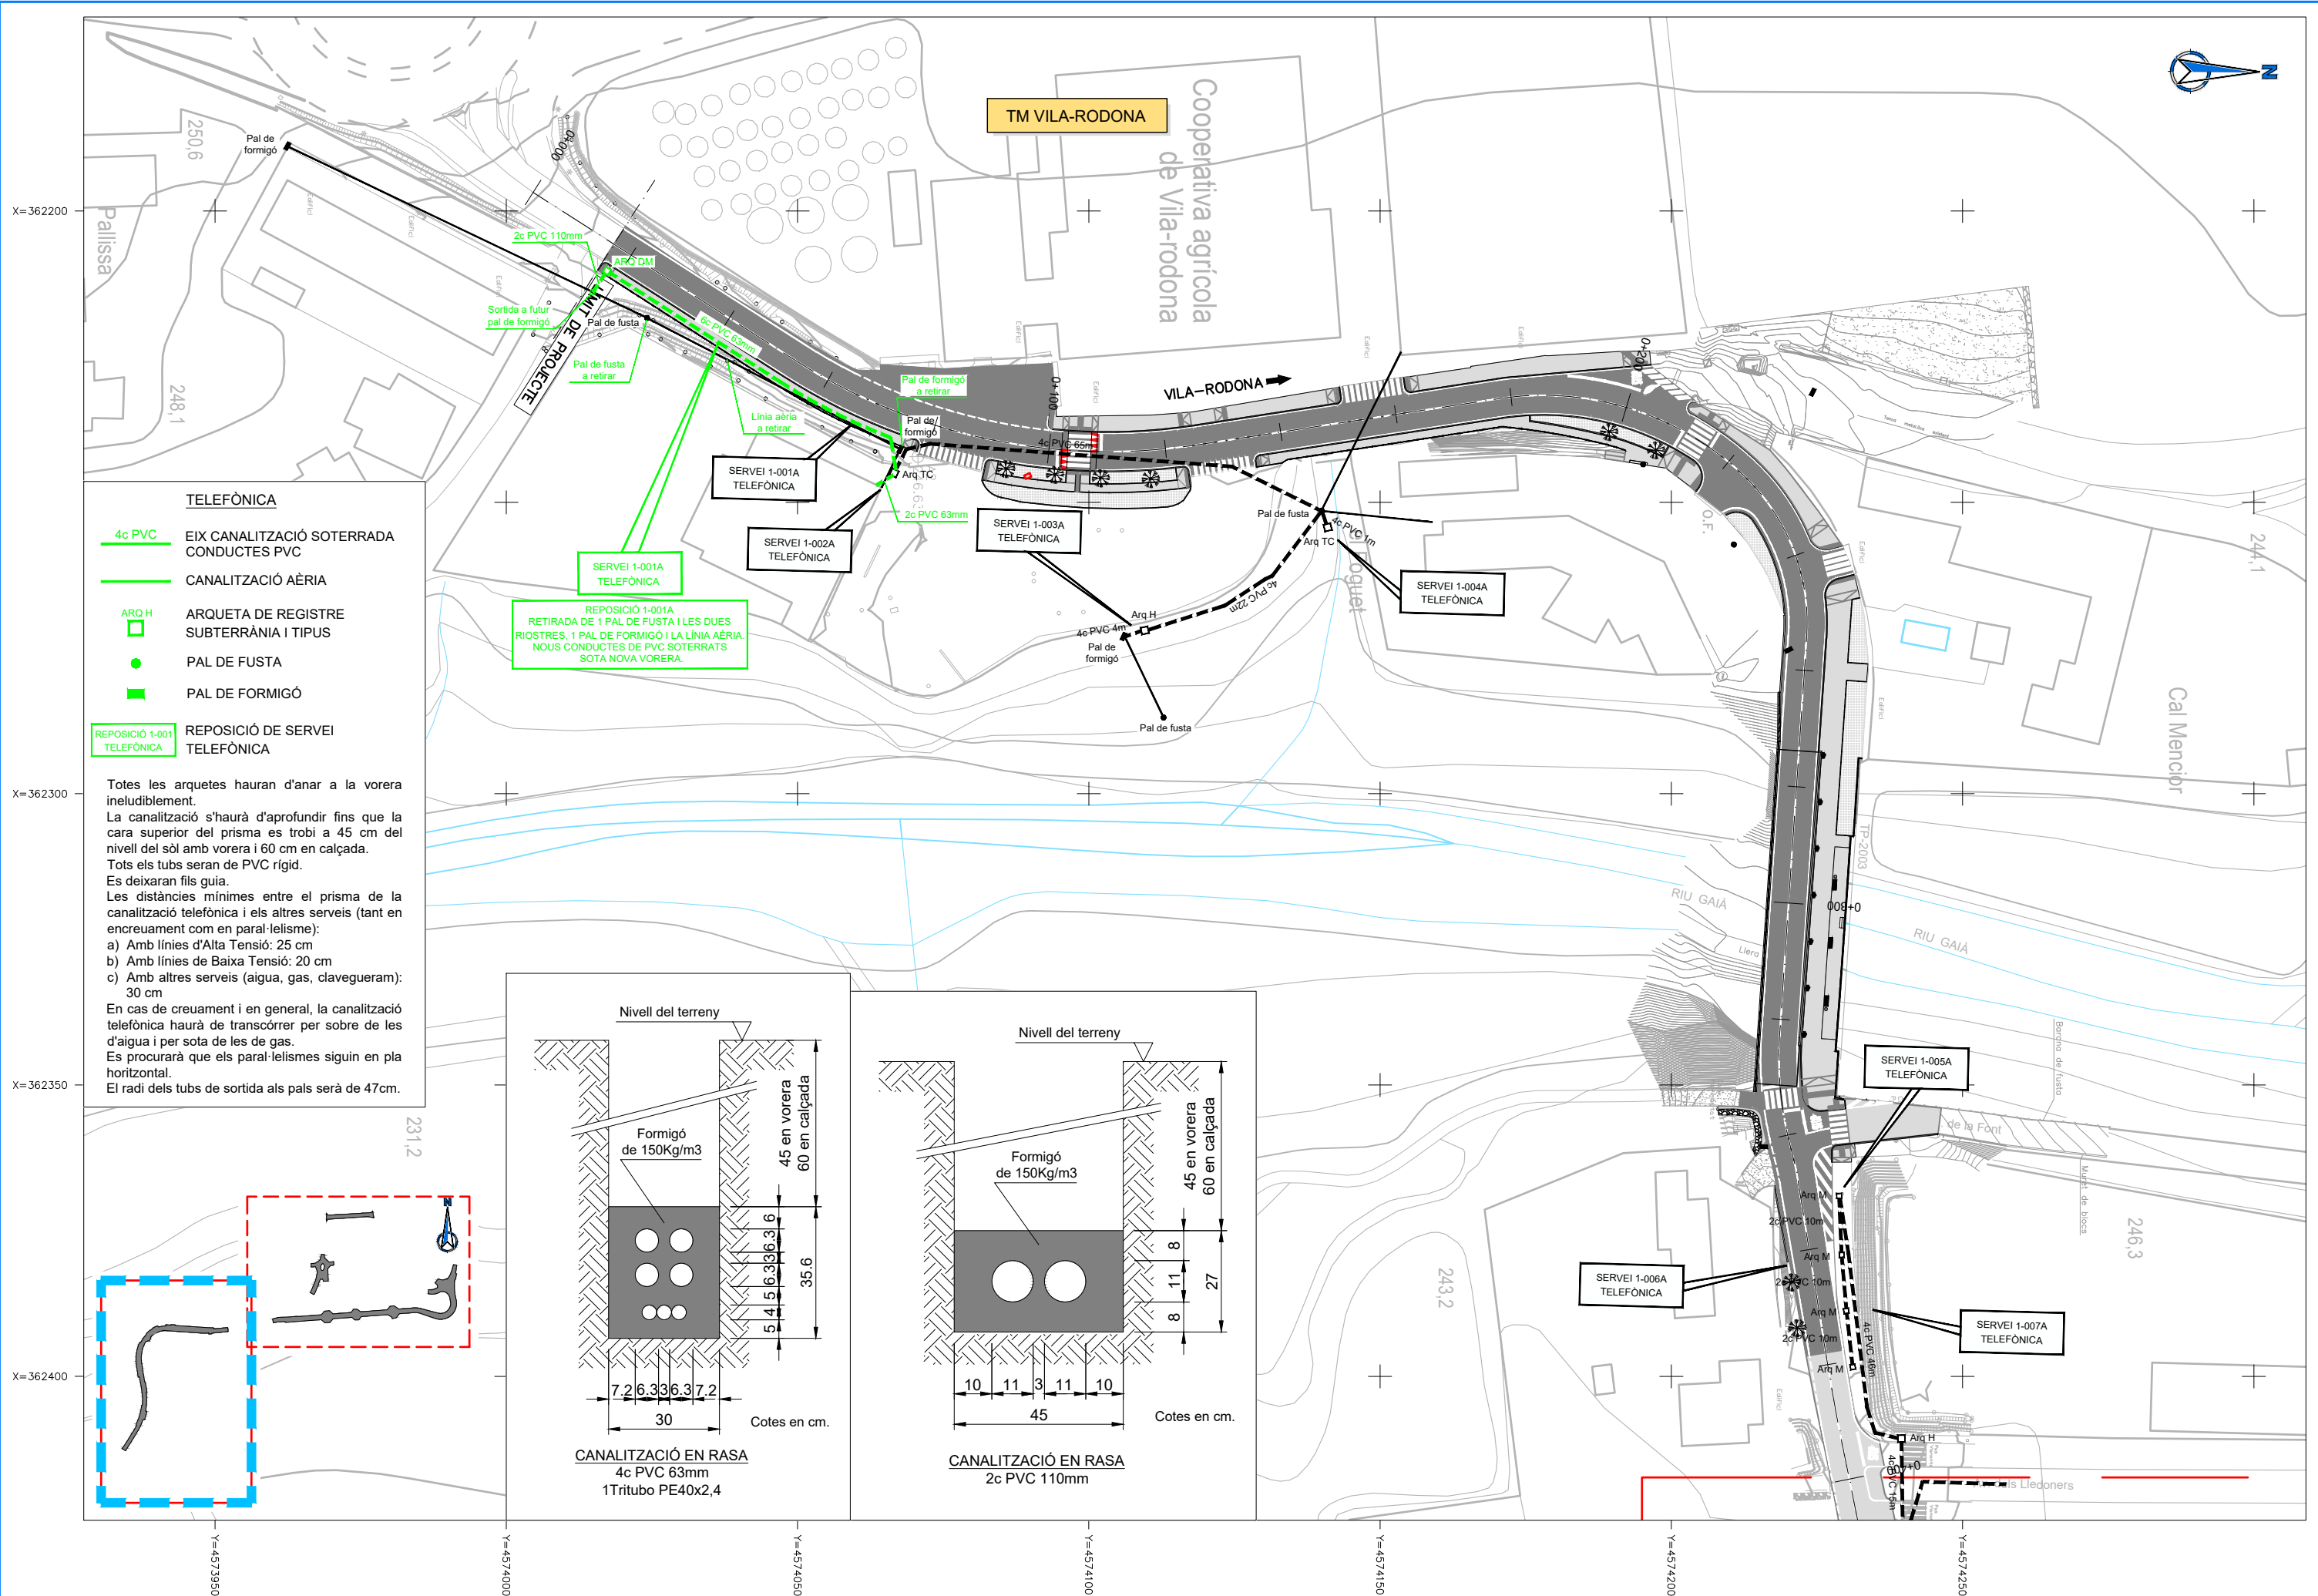

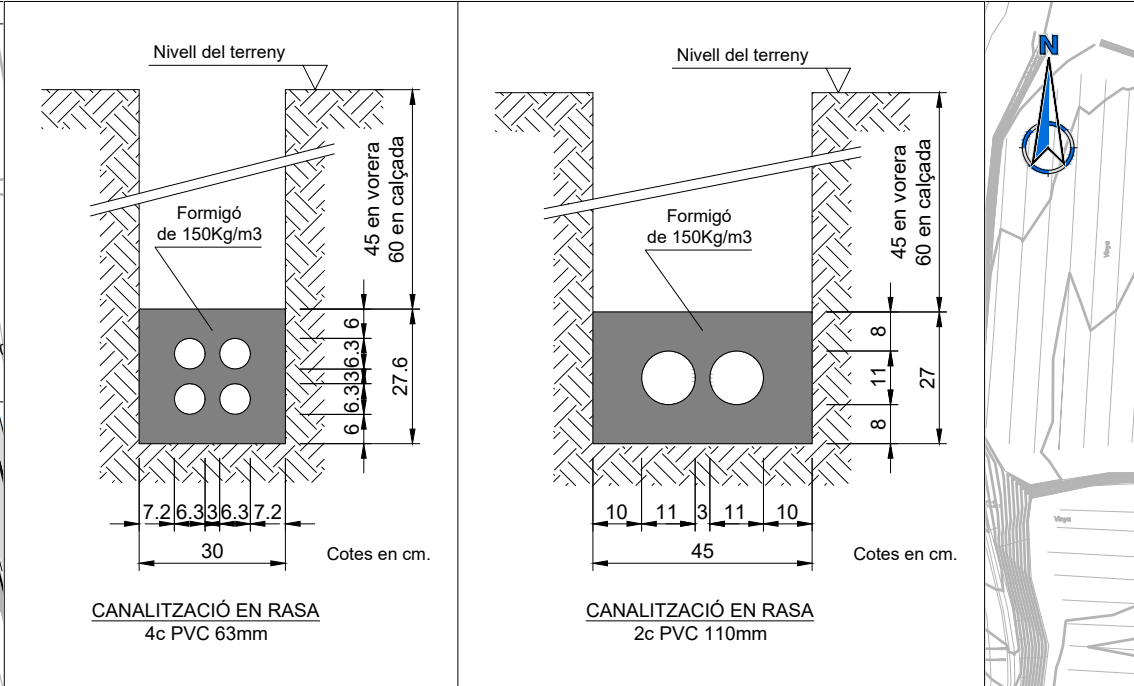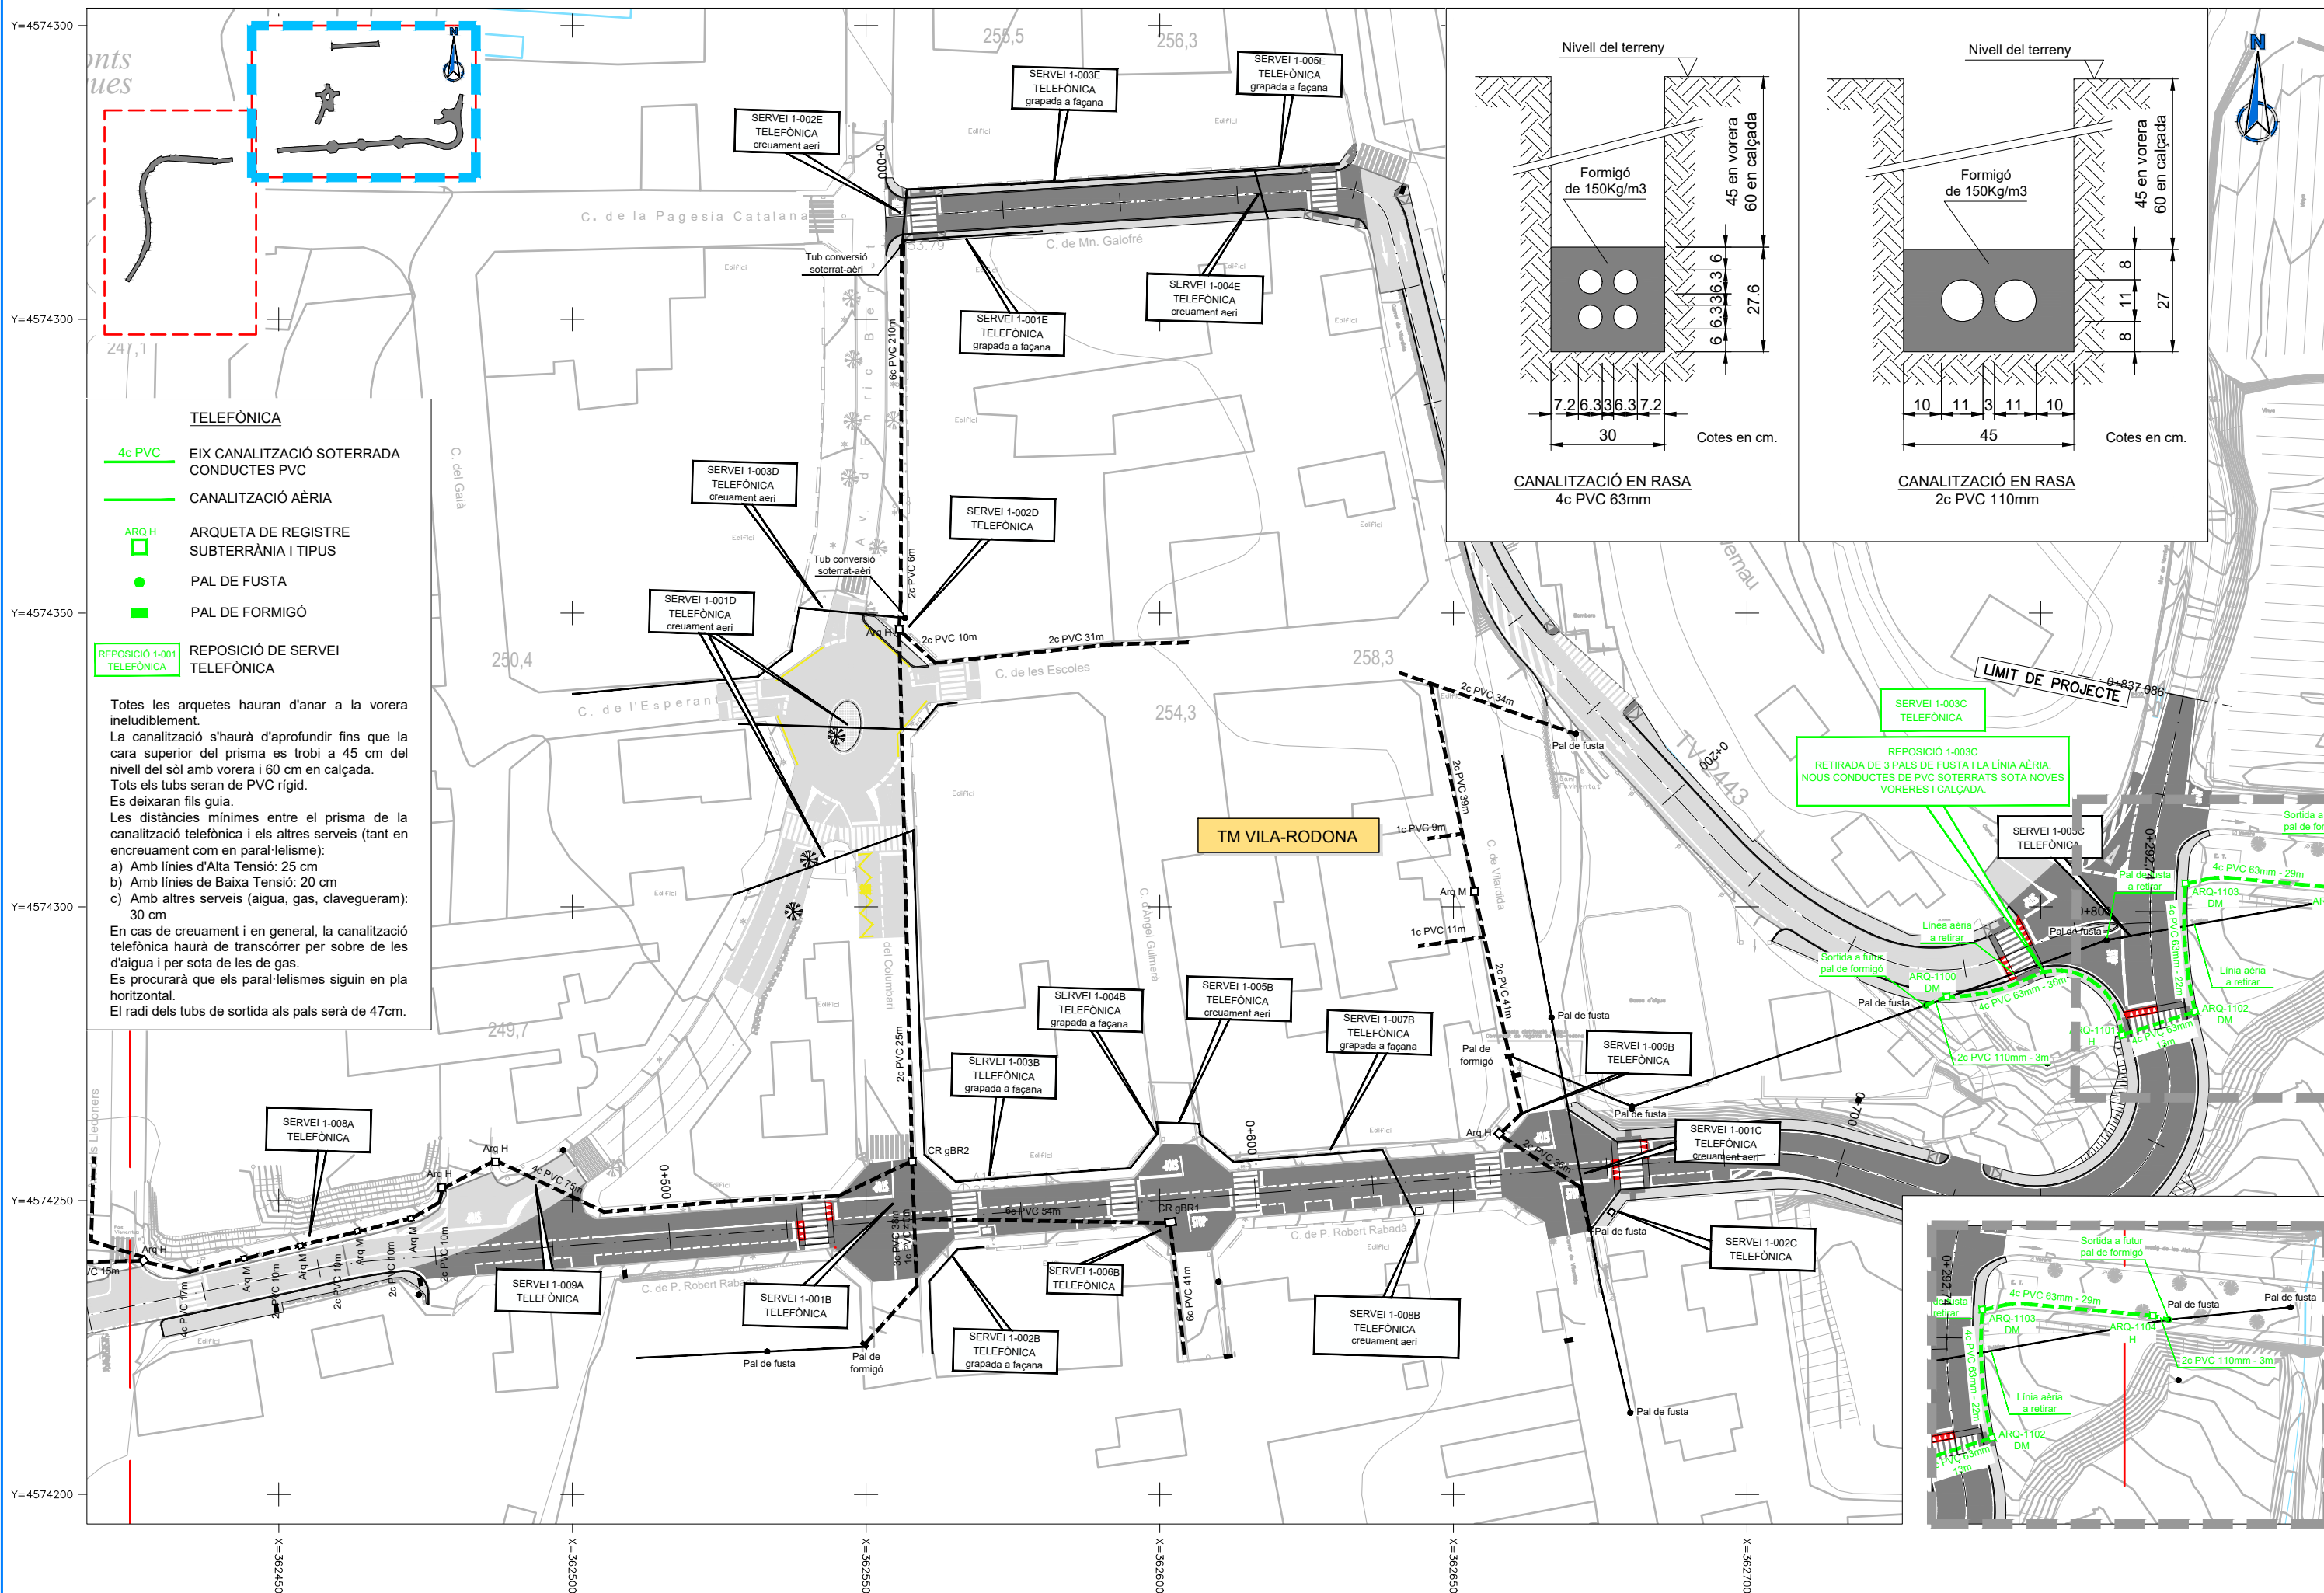

TELEFÒNICA

4c PVC EIX CANALITZACIÓ SOTERRADA CONDUCTES PVC

CANALITZACIÓ ÀERIA

ARQ H ARQUETA DE REGISTRE SUBTERRÀNIA I TIPUS

PAL DE FUSTA


PAL DE FORMIGÓ


REPOSICIÓ 1-001 TELEFÒNICA


Totes les arquetes hauran d'anar a la vorera ineludiblement.
La canalització s'haurà d'aprofundir fins que la cara superior del prisma es trobi a 45 cm del nivell del sòl amb vorera i 60 cm en calçada.
Tots els tubs seran de PVC rígid.
Es deixaran fils guia.
Les distàncies mínimes entre el prisma de la canalització telefònica i els altres serveis (tant en encreuament com en paral·lelisme):
a) Amb línies d'Alta Tensió: 25 cm
b) Amb línies de Baixa Tensió: 20 cm
c) Amb altres serveis (aigua, gas, clavegueram): 30 cm
En cas de creuament i en general, la canalització telefònica haurà de transcórrer per sobre de les d'aigua i per sota de les de gas.
Es procurarà que els paral·lelismes siguin en pla horitzontal.
El radi dels tubs de sortida als pals serà de 47cm.


SERVEI 1-003C TELEFÒNICA

REPOSICIÓ 1-003C
RETIRADA DE 3 PALS DE FUSTA I LA LÍNIA ÀERIA. NOUS CONDUCTES DE PVC SOTERRATS SOTA NOVES VORERES I CALÇADA.

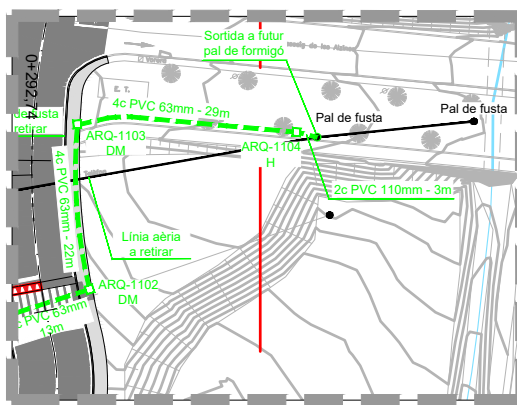

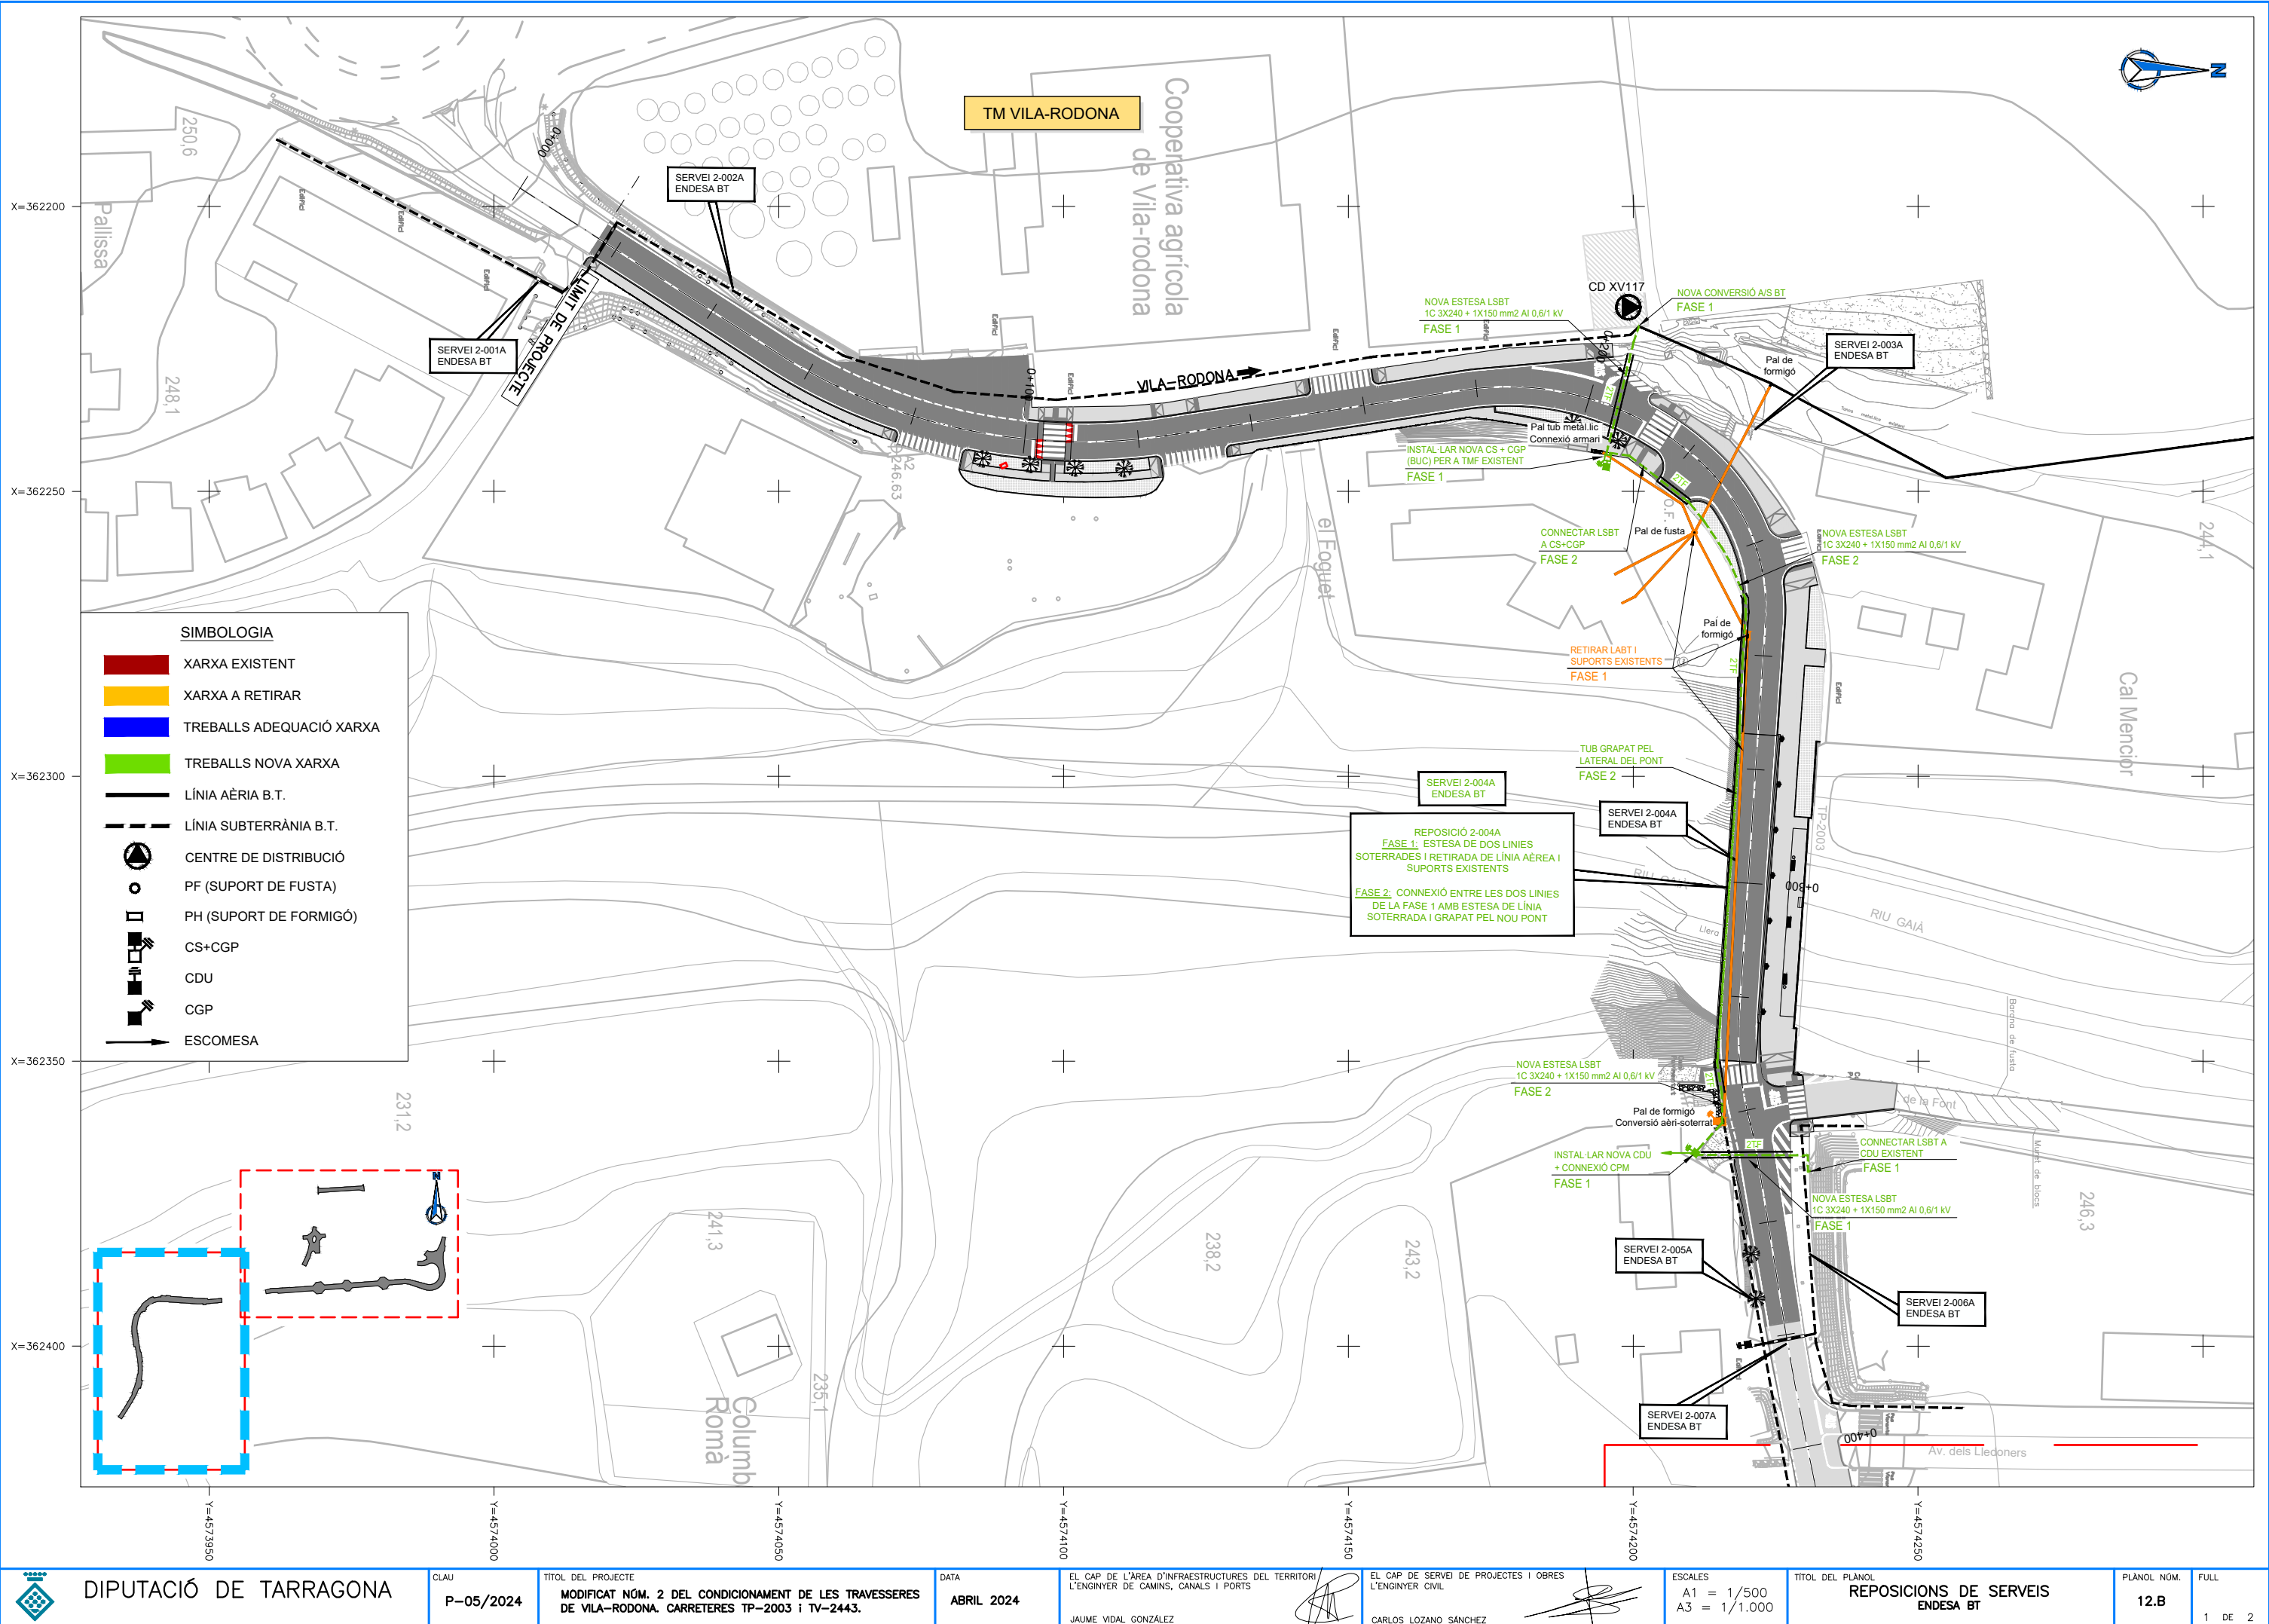

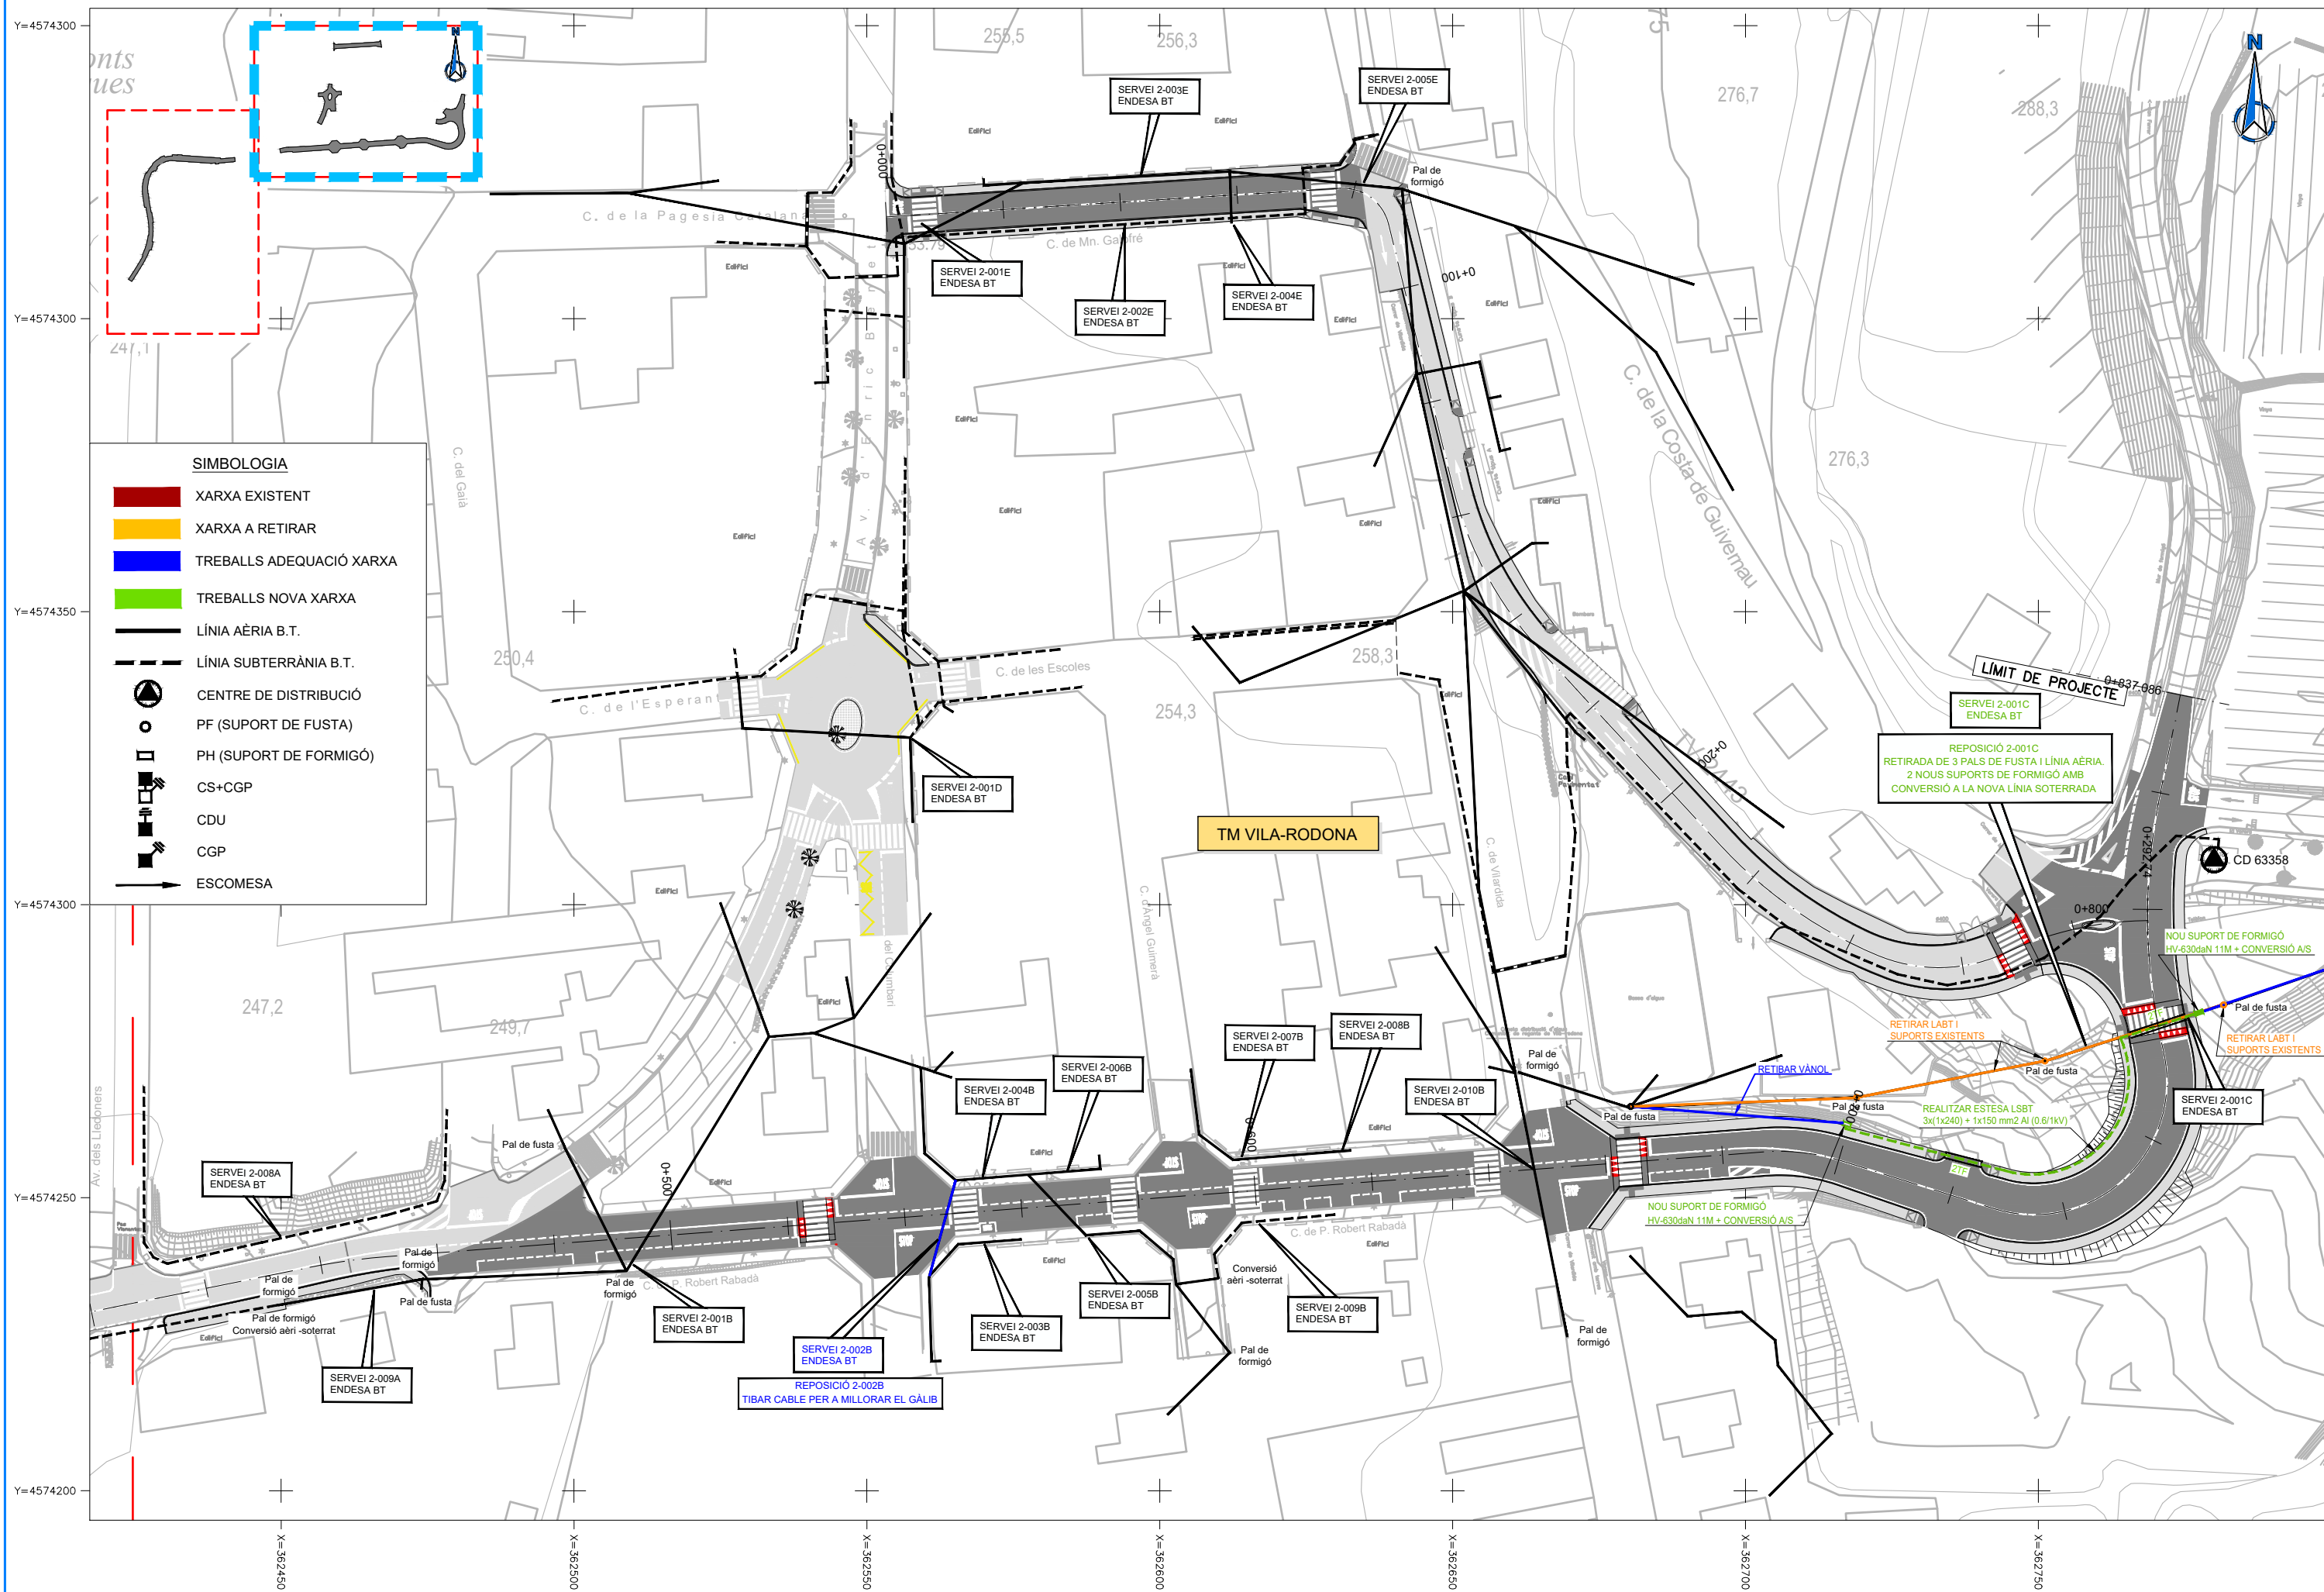

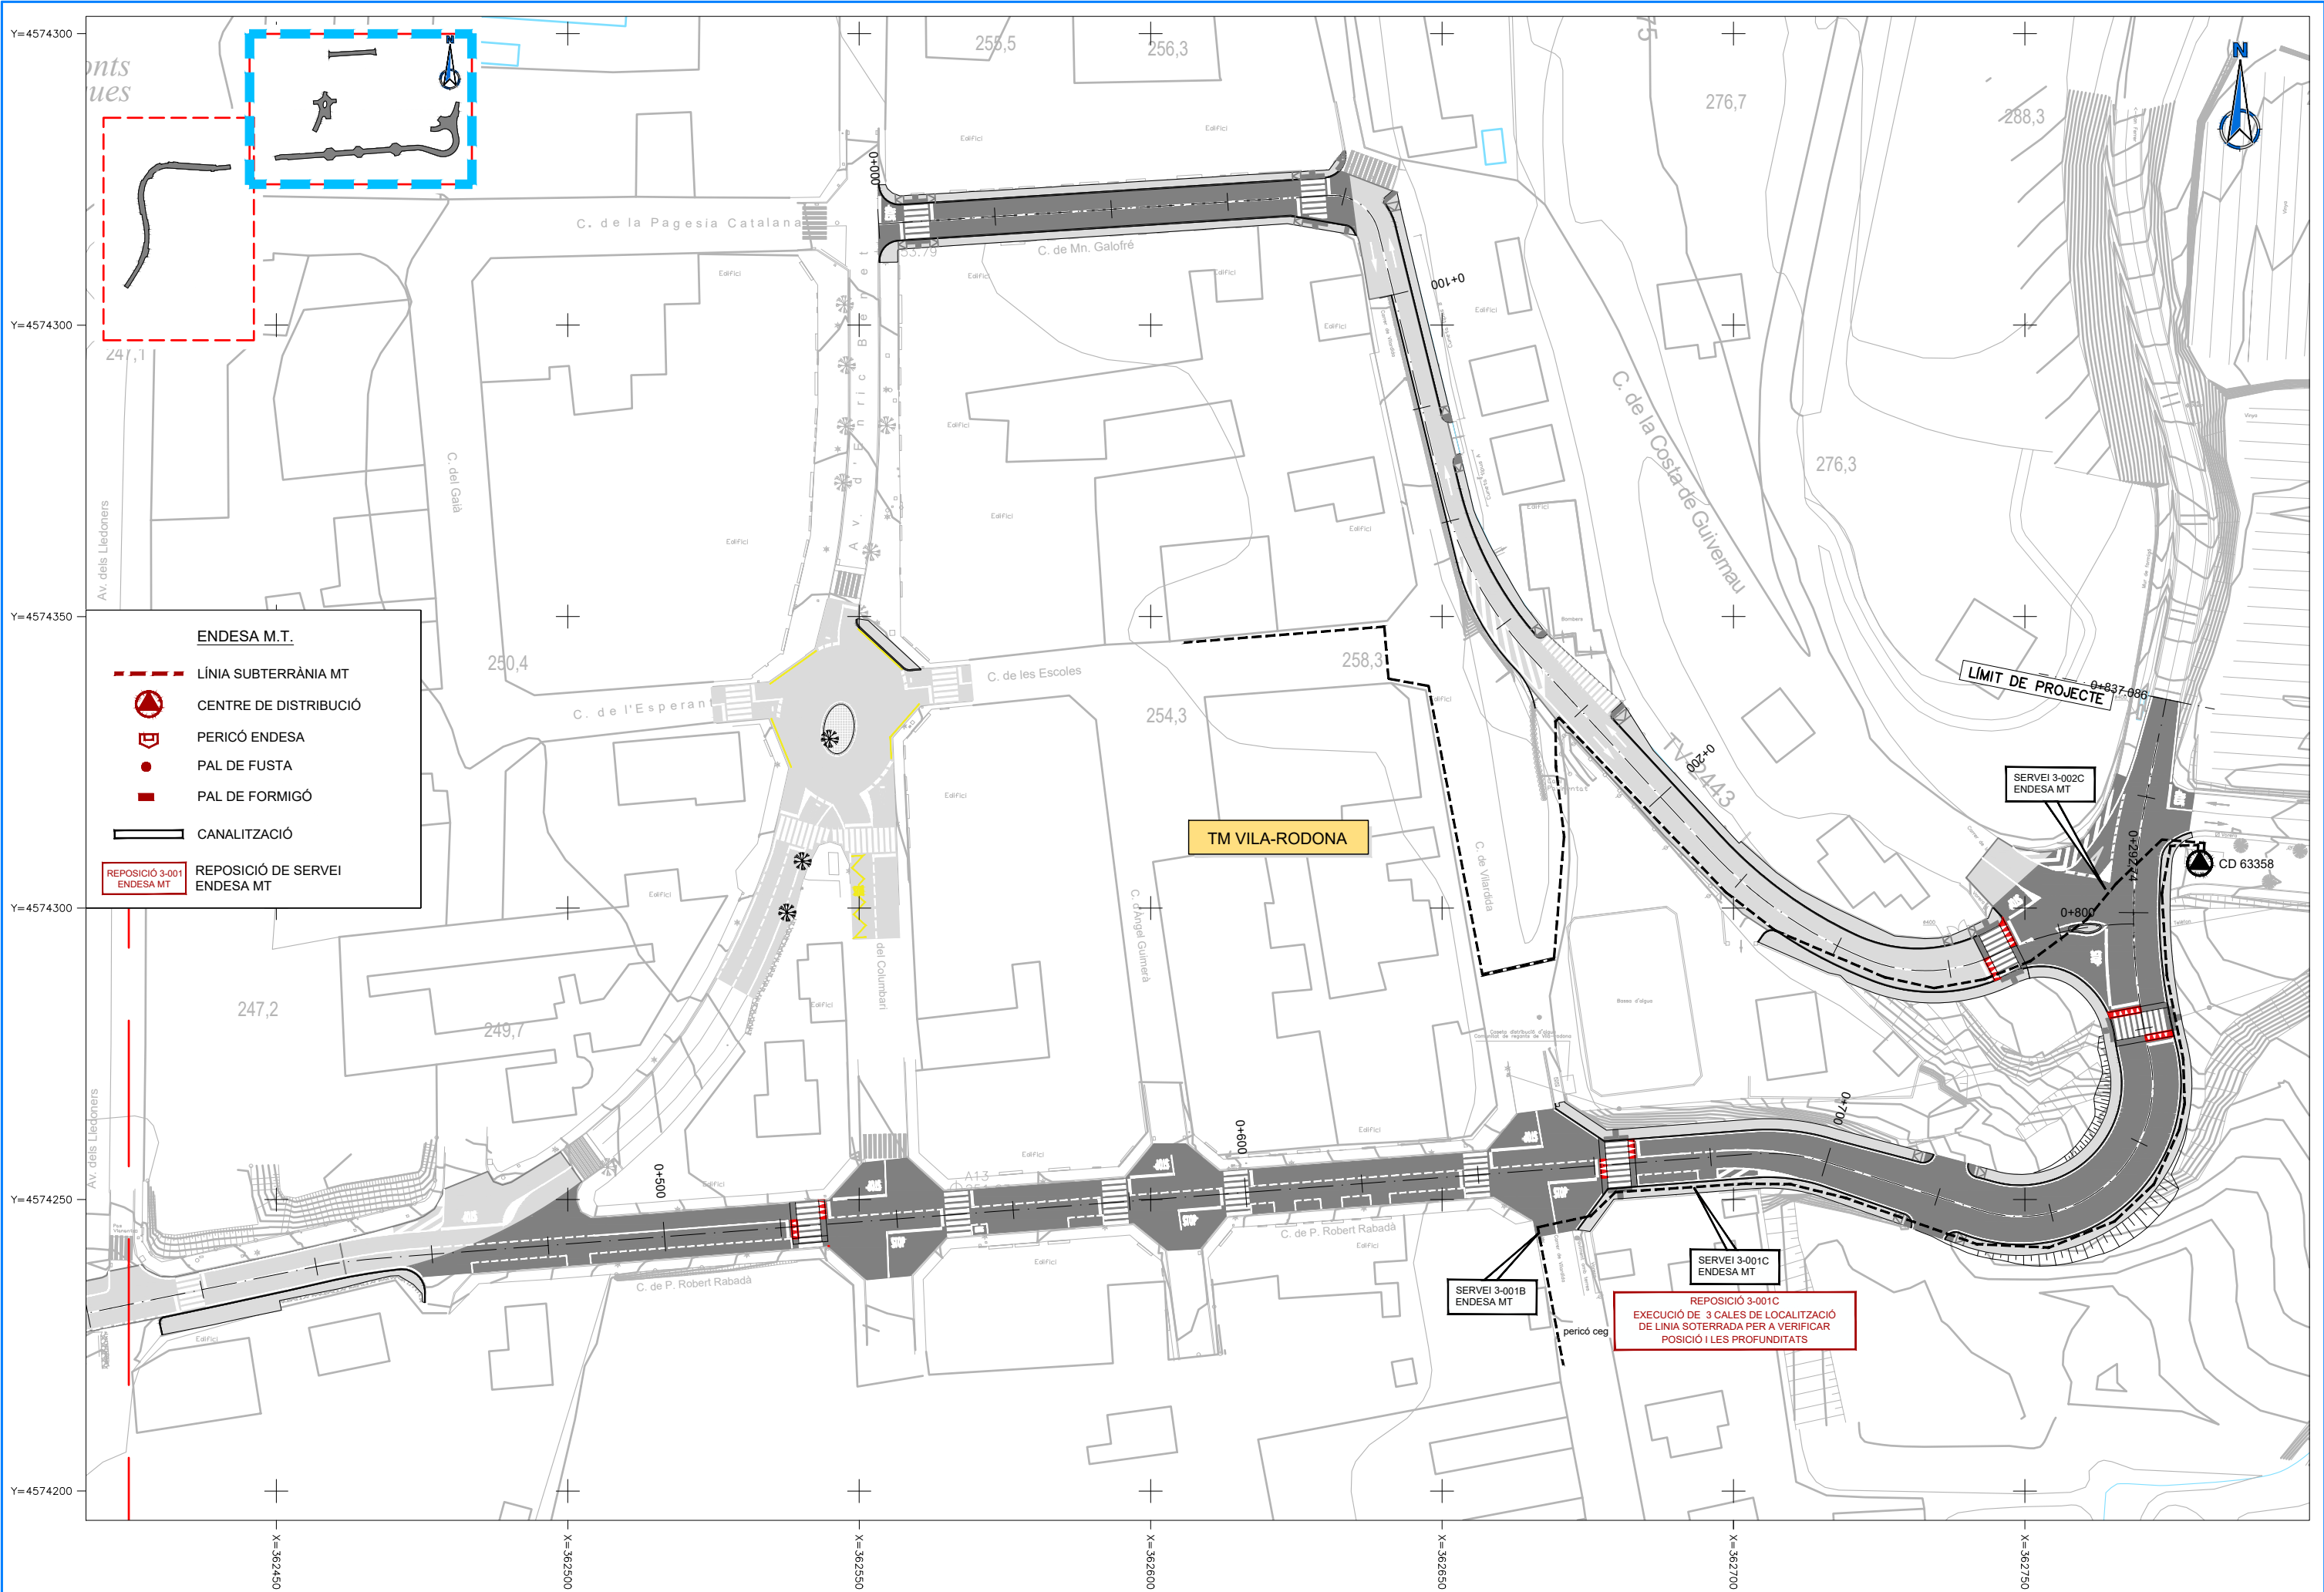

DIPUTACIÓ DE TARRAGONA

CLAU
P-05/2024

TÍTOL DEL PROJECTE
MODIFICAT NÚM. 2 DEL CONDICIONAMENT DE LES TRAVESSES
DE VILA-RODONA. CARRETERES TP-2003 i TV-2443.

DATA
ABRIL 2024

EL CAP DE L'ÀREA D'INFRASTRUCTURES DEL TERRITORI
L'ENGINYER DE CAMINS, CANALS I PORTS
JAUME VIDAL GONZÁLEZ


EL CAP DE SERVEI DE PROJECTES I OBRES
L'ENGINYER CIVIL
CARLOS LOZANO SÁNCHEZ


ESCALES
A1 = 1/500
A3 = 1/1.000


TÍTOL DEL PLÀNOL
REPOSICIONS DE SERVEIS
ENDESA MT


PLÀNOL NÚM.
12.C

FULL
2 DE 2

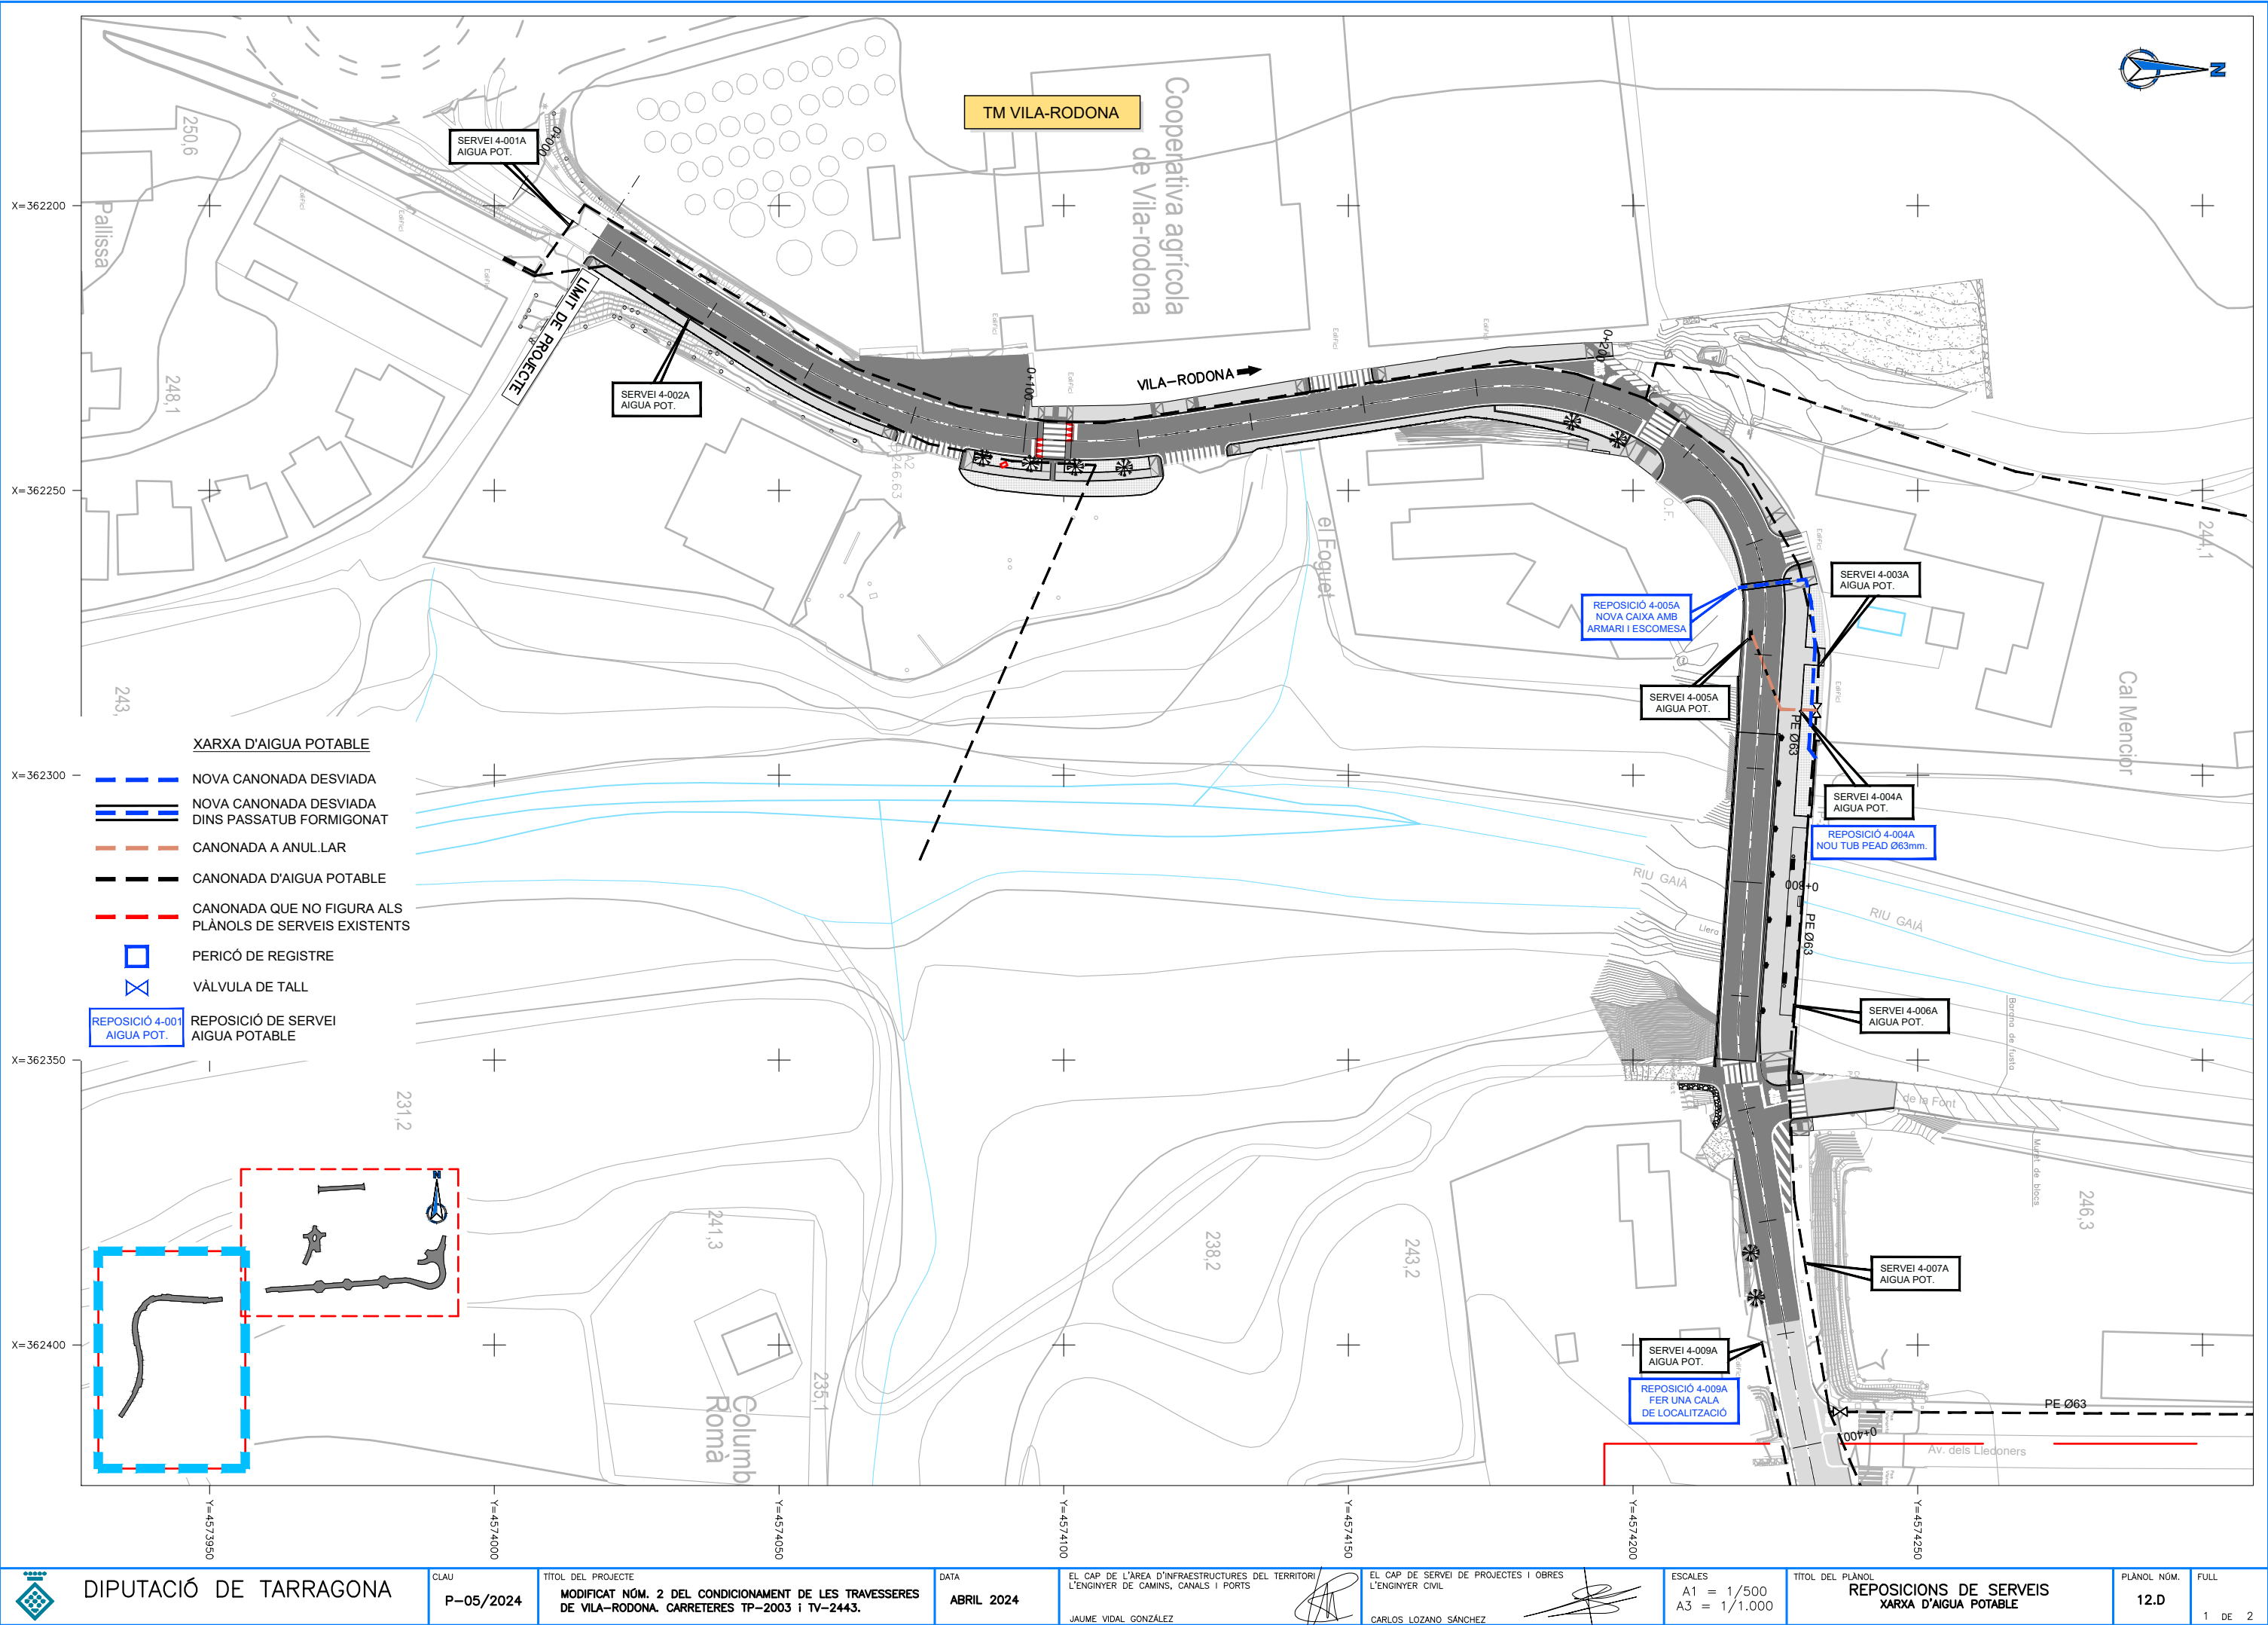

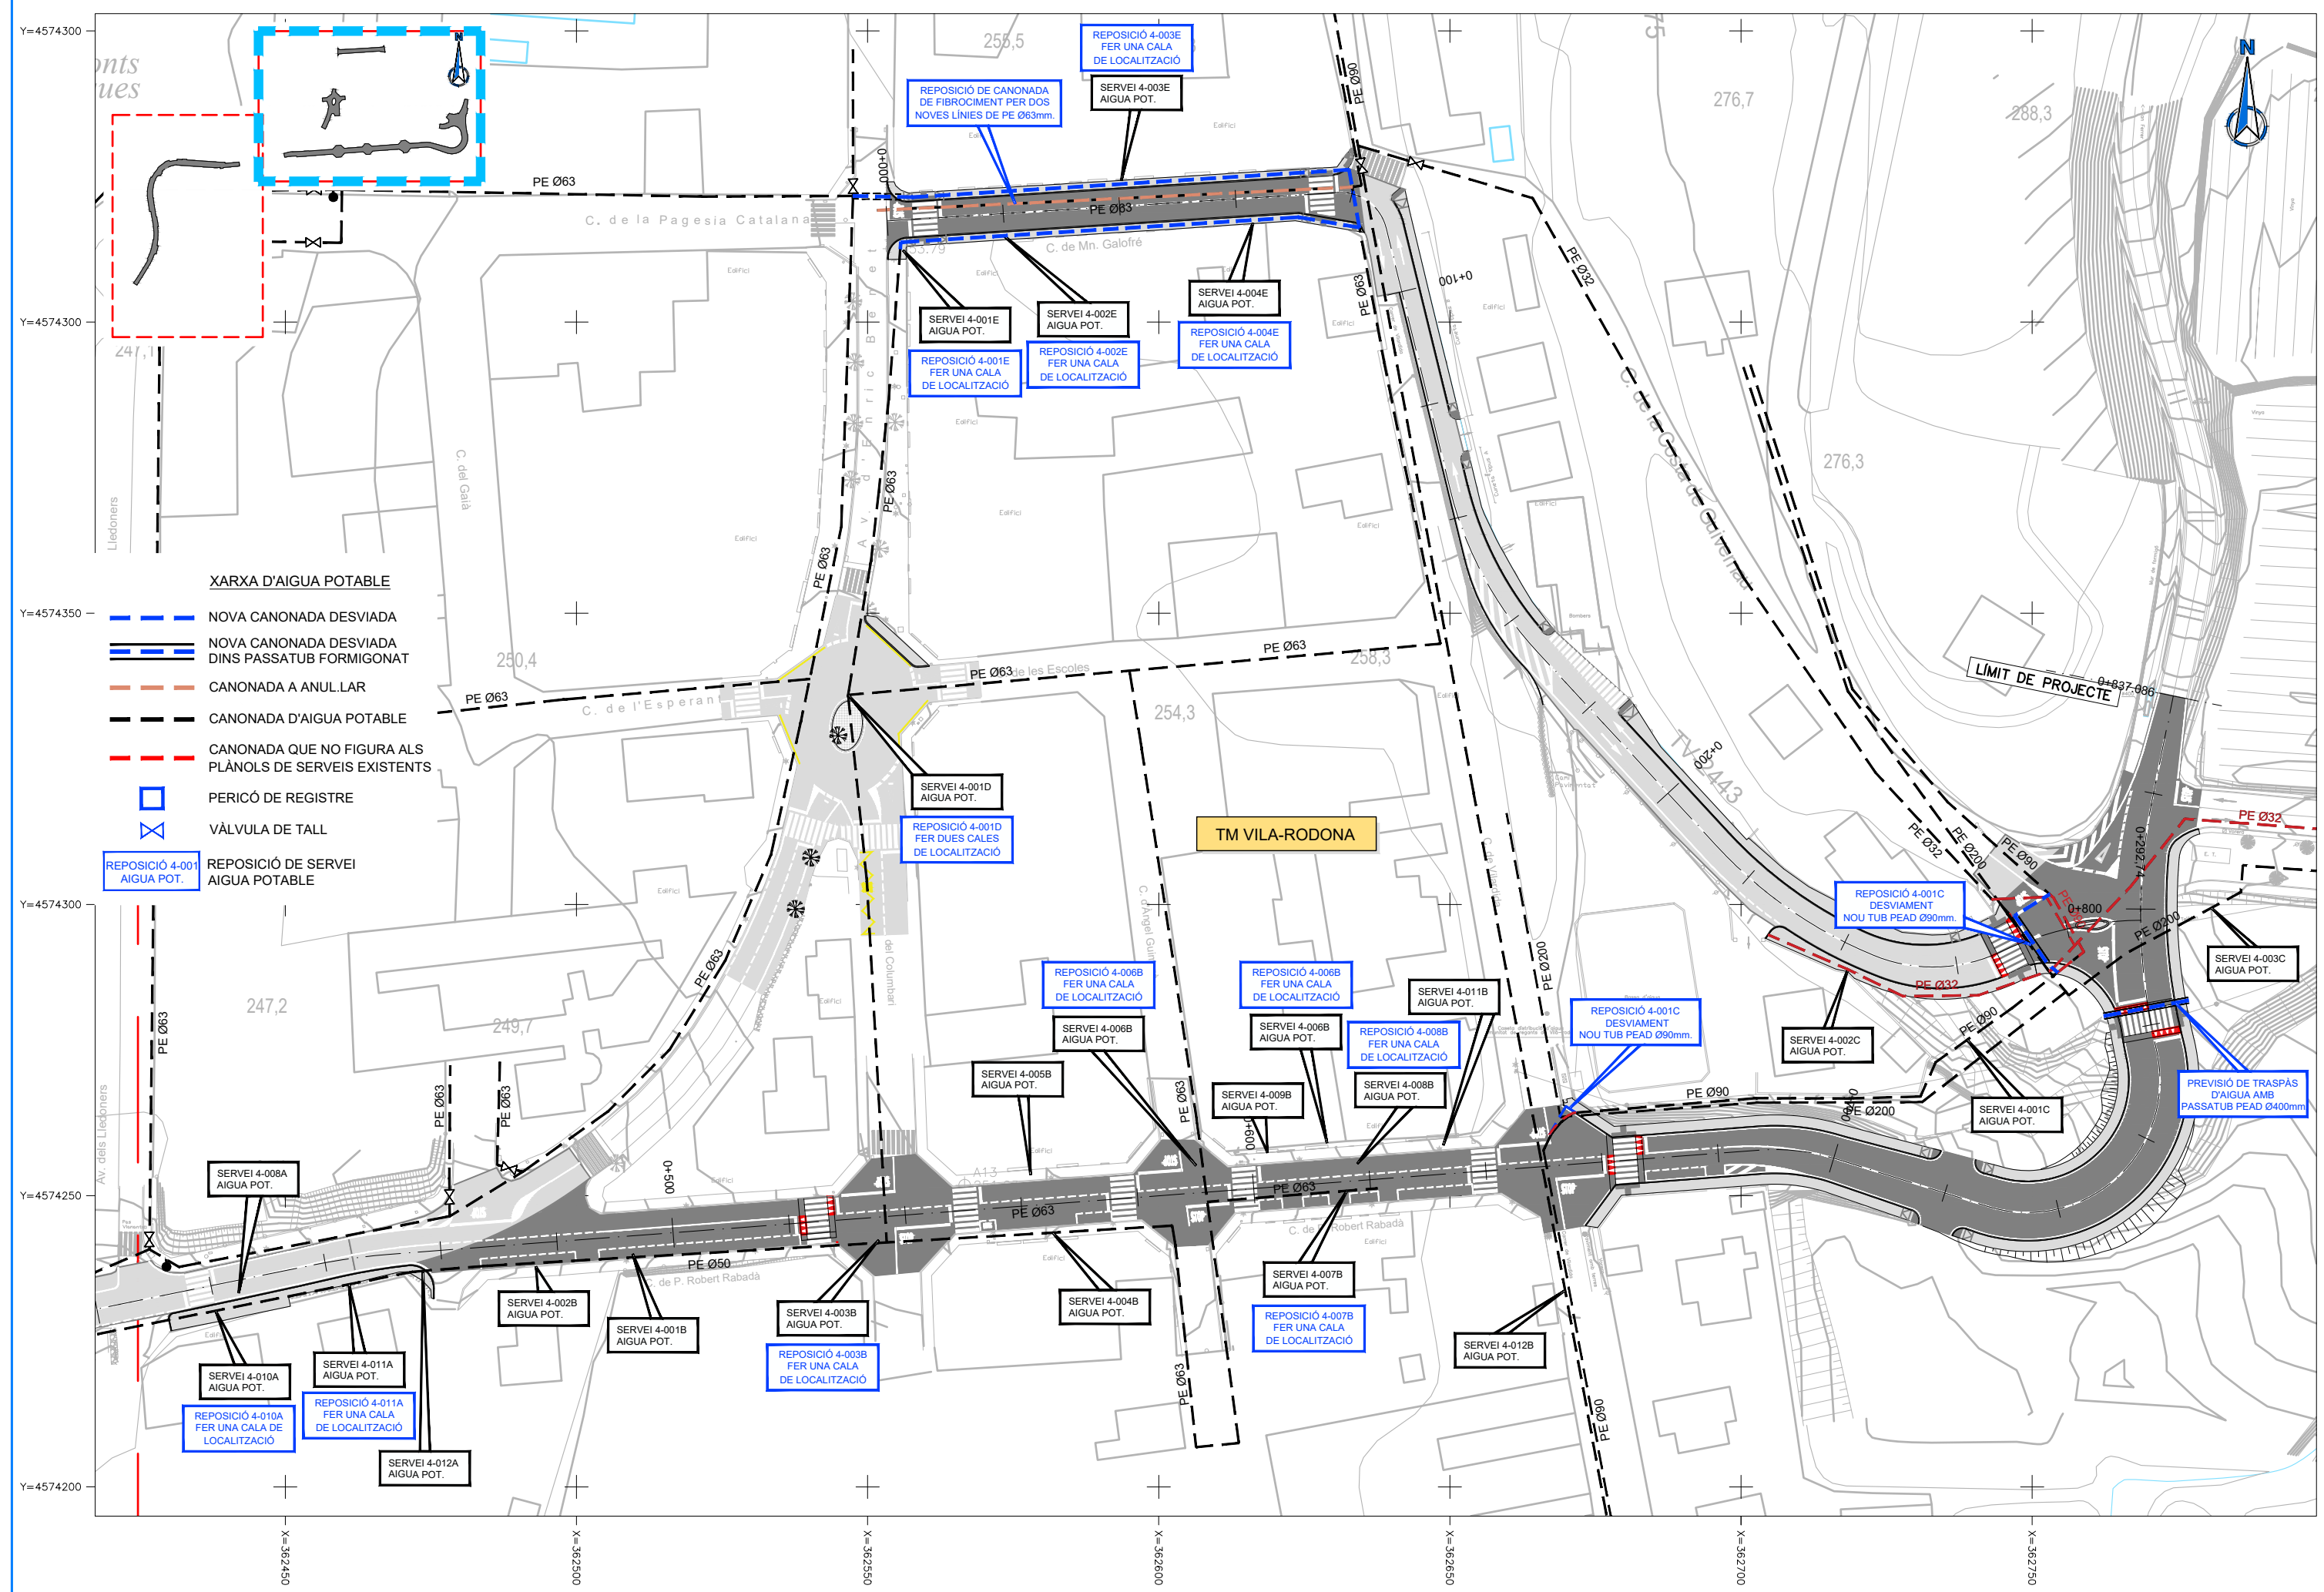

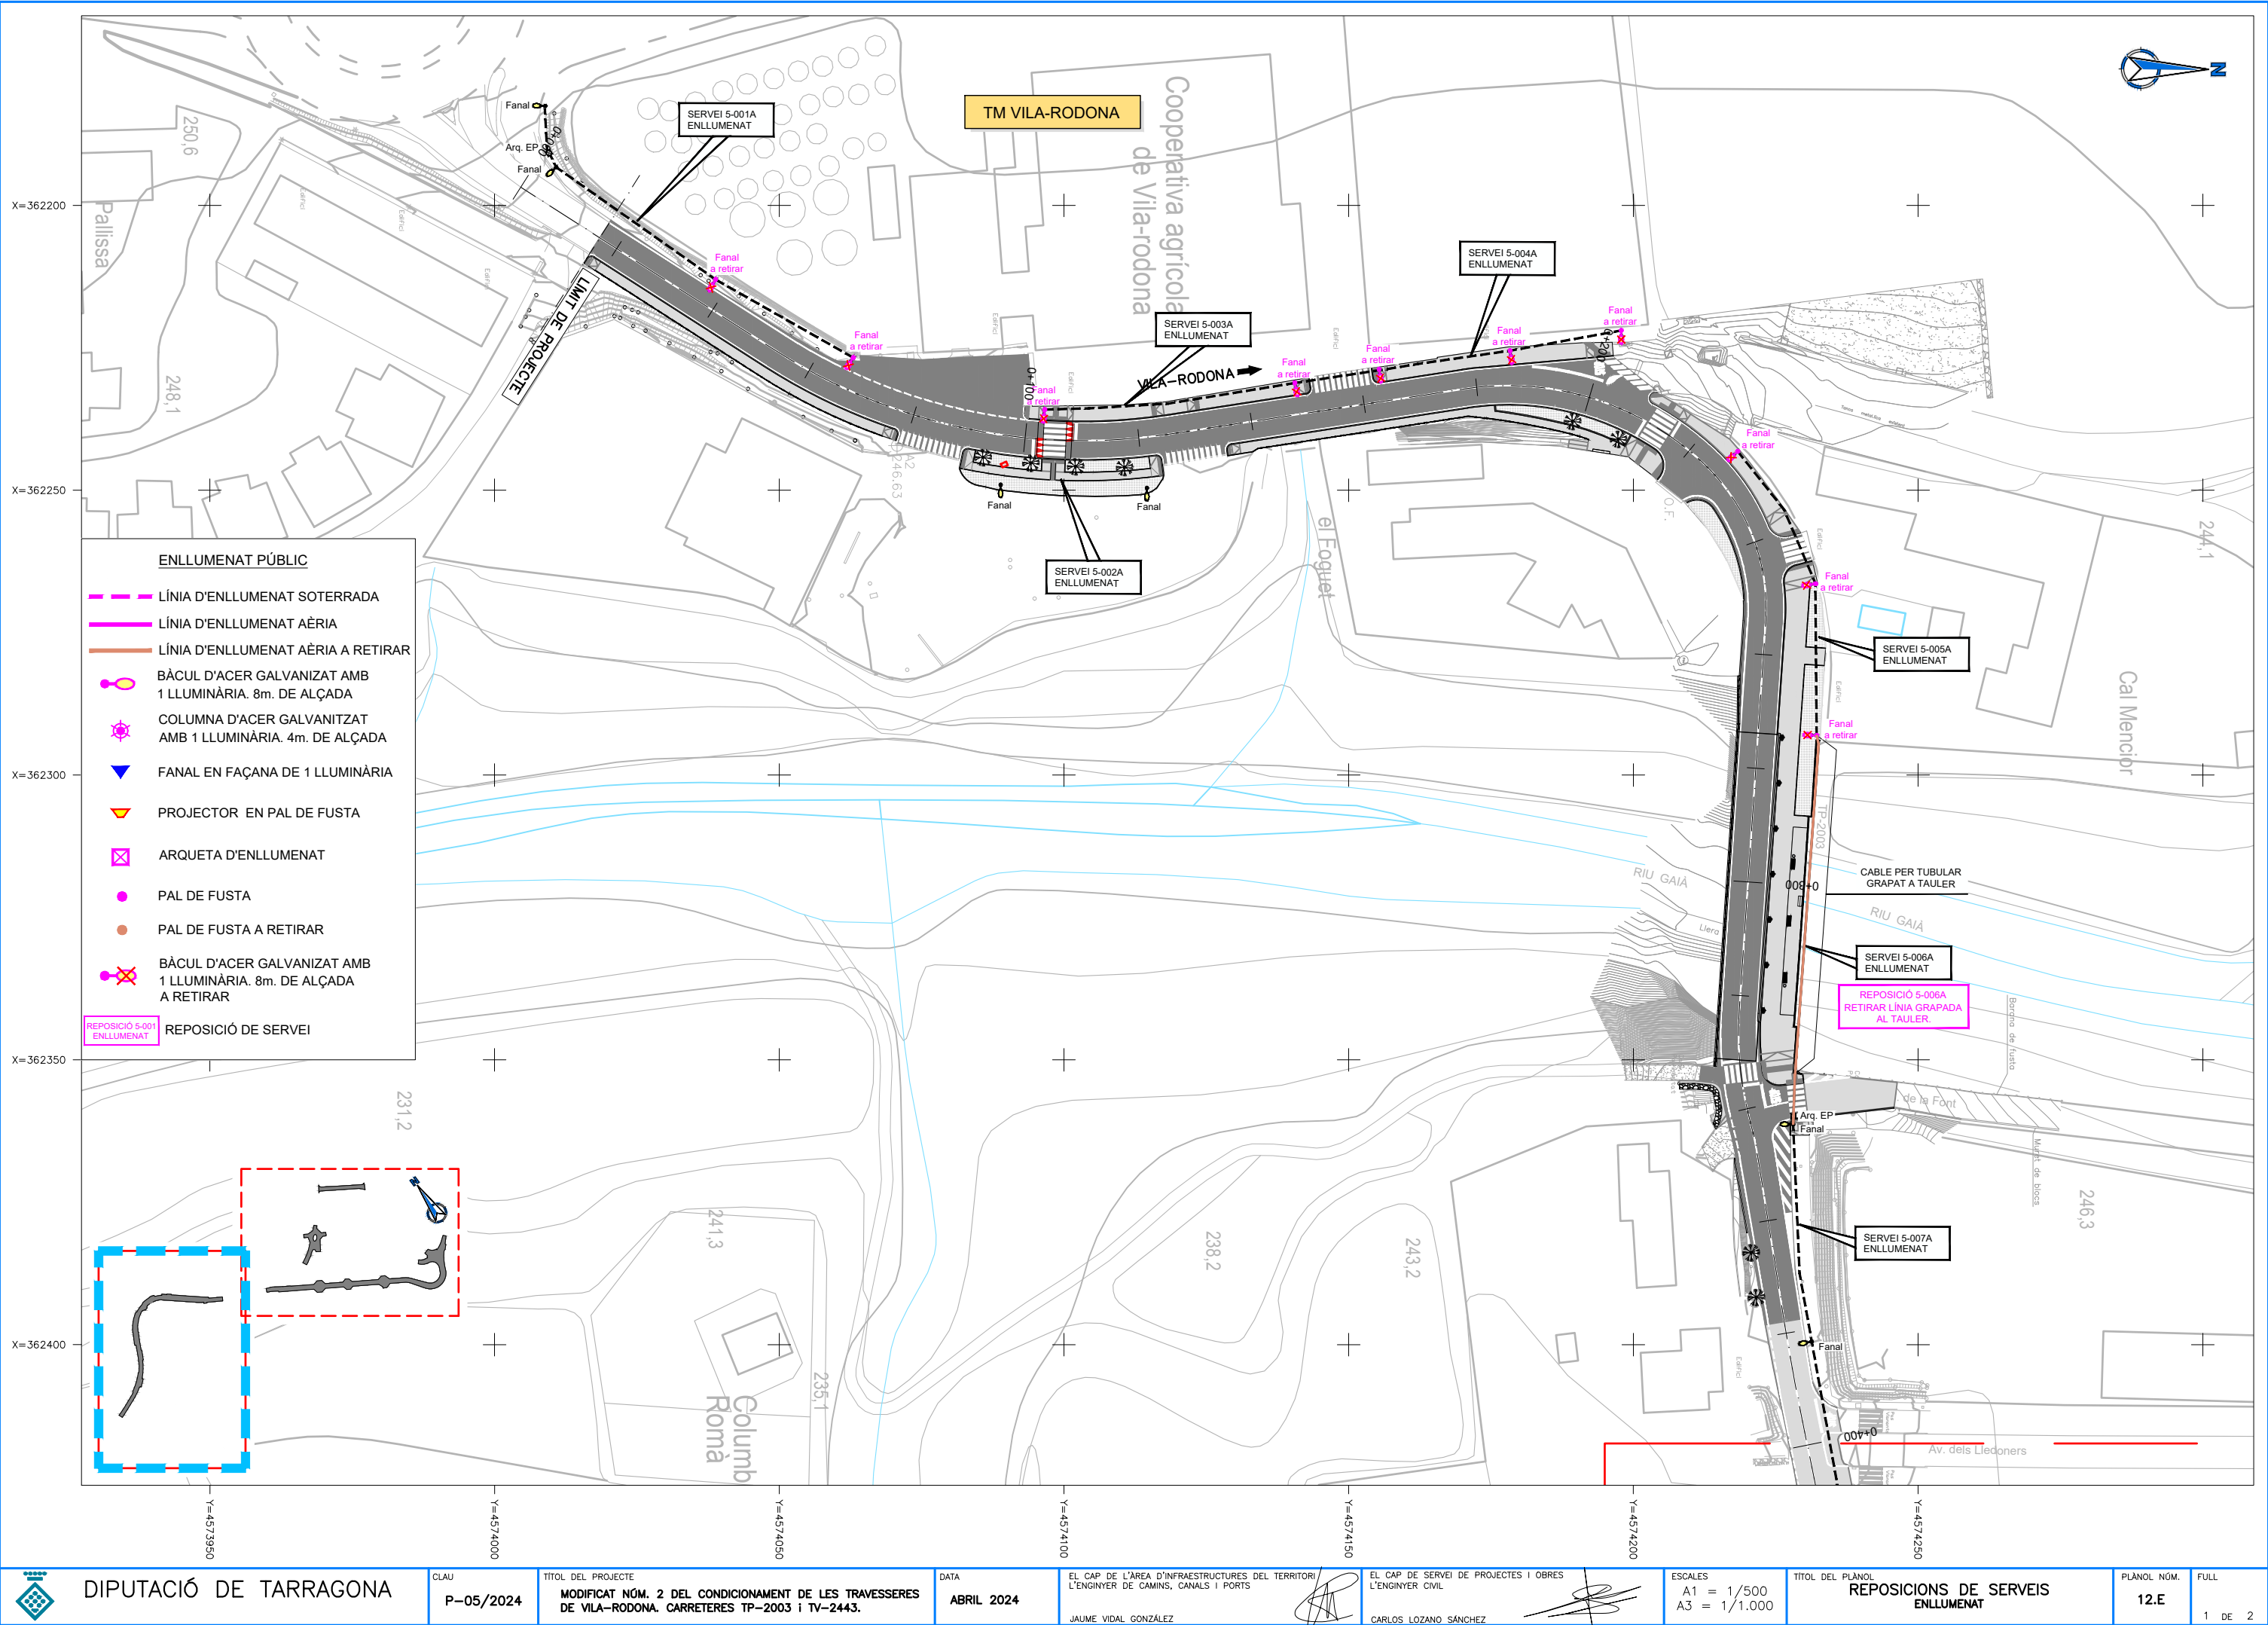

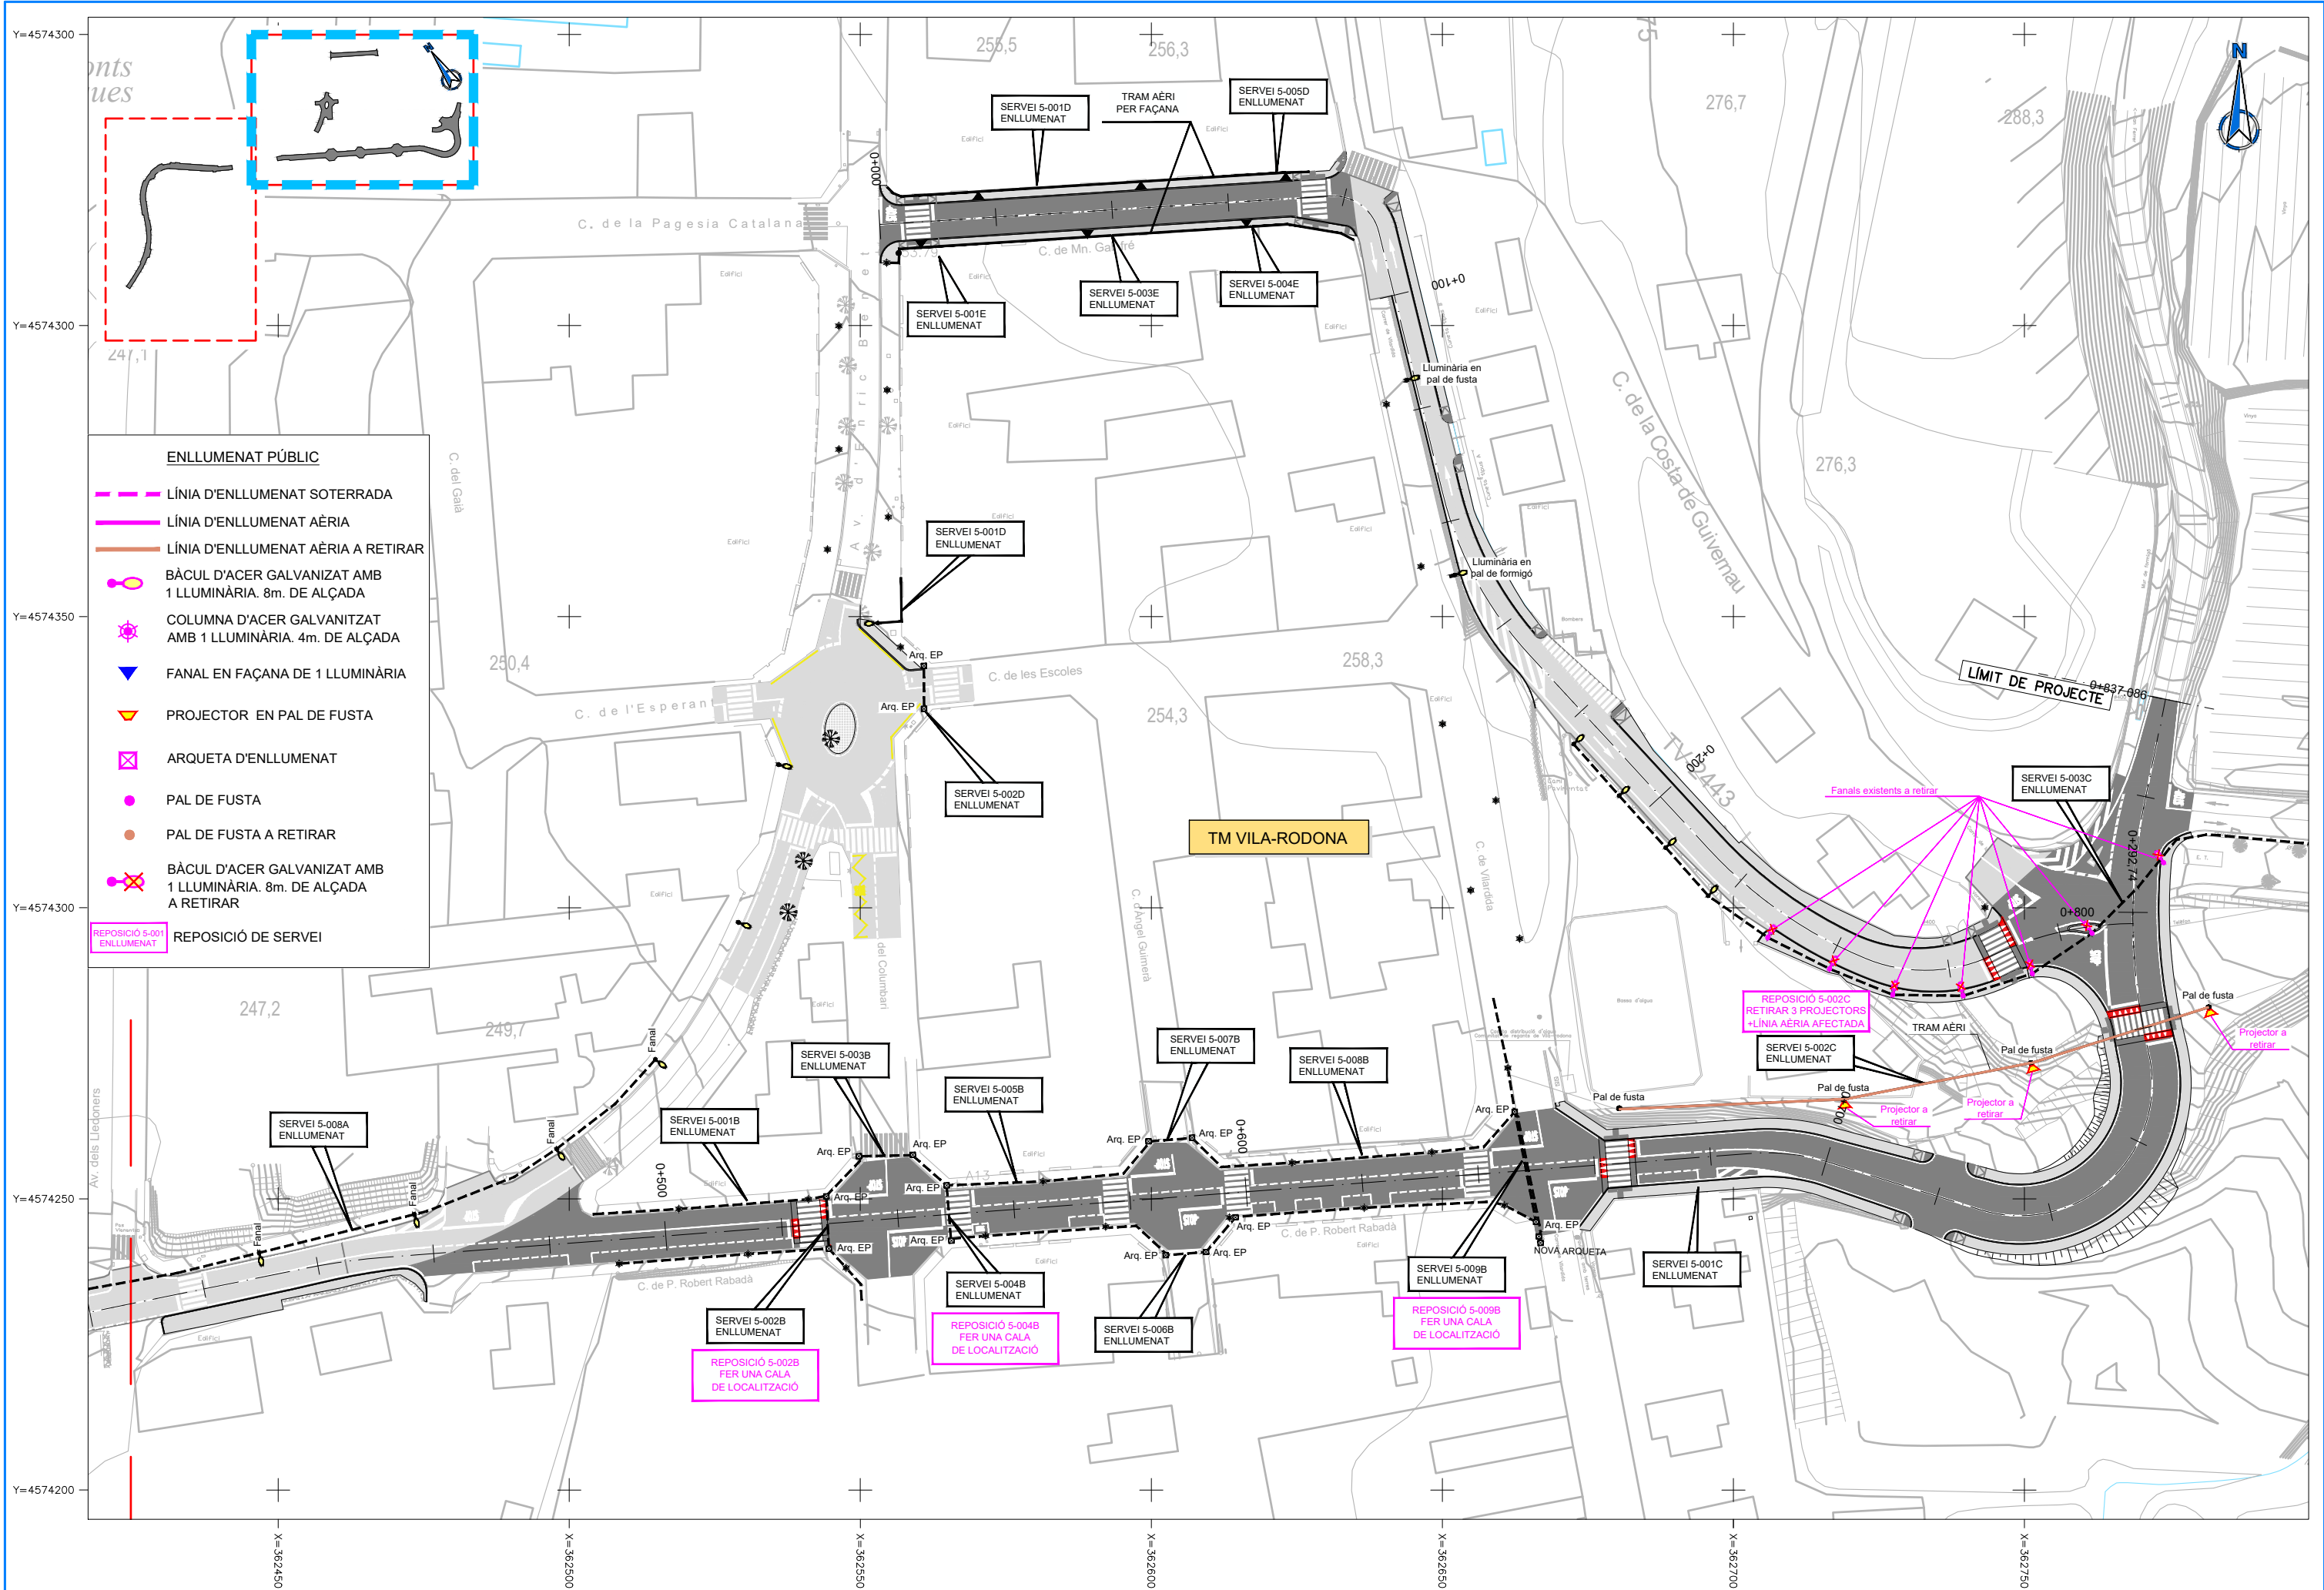

DIPUTACIÓ DE TARRAGONA

CLAU
P-05/2024

TÍTOL DEL PROJECTE
MODIFICAT NÚM. 2 DEL CONDICIONAMENT DE LES TRAVESSERES
DE VILA-RODONA. CARRETERES TP-2003 i TV-2443.

DATA
ABRIL 2024


EL CAP DE L'ÀREA D'INFRASTRUCTURES DEL TERRITORI
L'ENGINYER DE CAMINS, CANALS I PORTS
JAUME VIDAL GONZÁLEZ


EL CAP DE SERVEI DE PROJECTES I OBRES
L'ENGINYER CIVIL
CARLOS LOZANO SÁNCHEZ

ESCALES
A1 = 1/500
A3 = 1/1.000

TÍTOL DEL PLÀNOL
REPOSICIONS DE SERVEIS
ENLLUMENAT

PLÀNOL NÚM.
12.E
FULL
2 DE 2

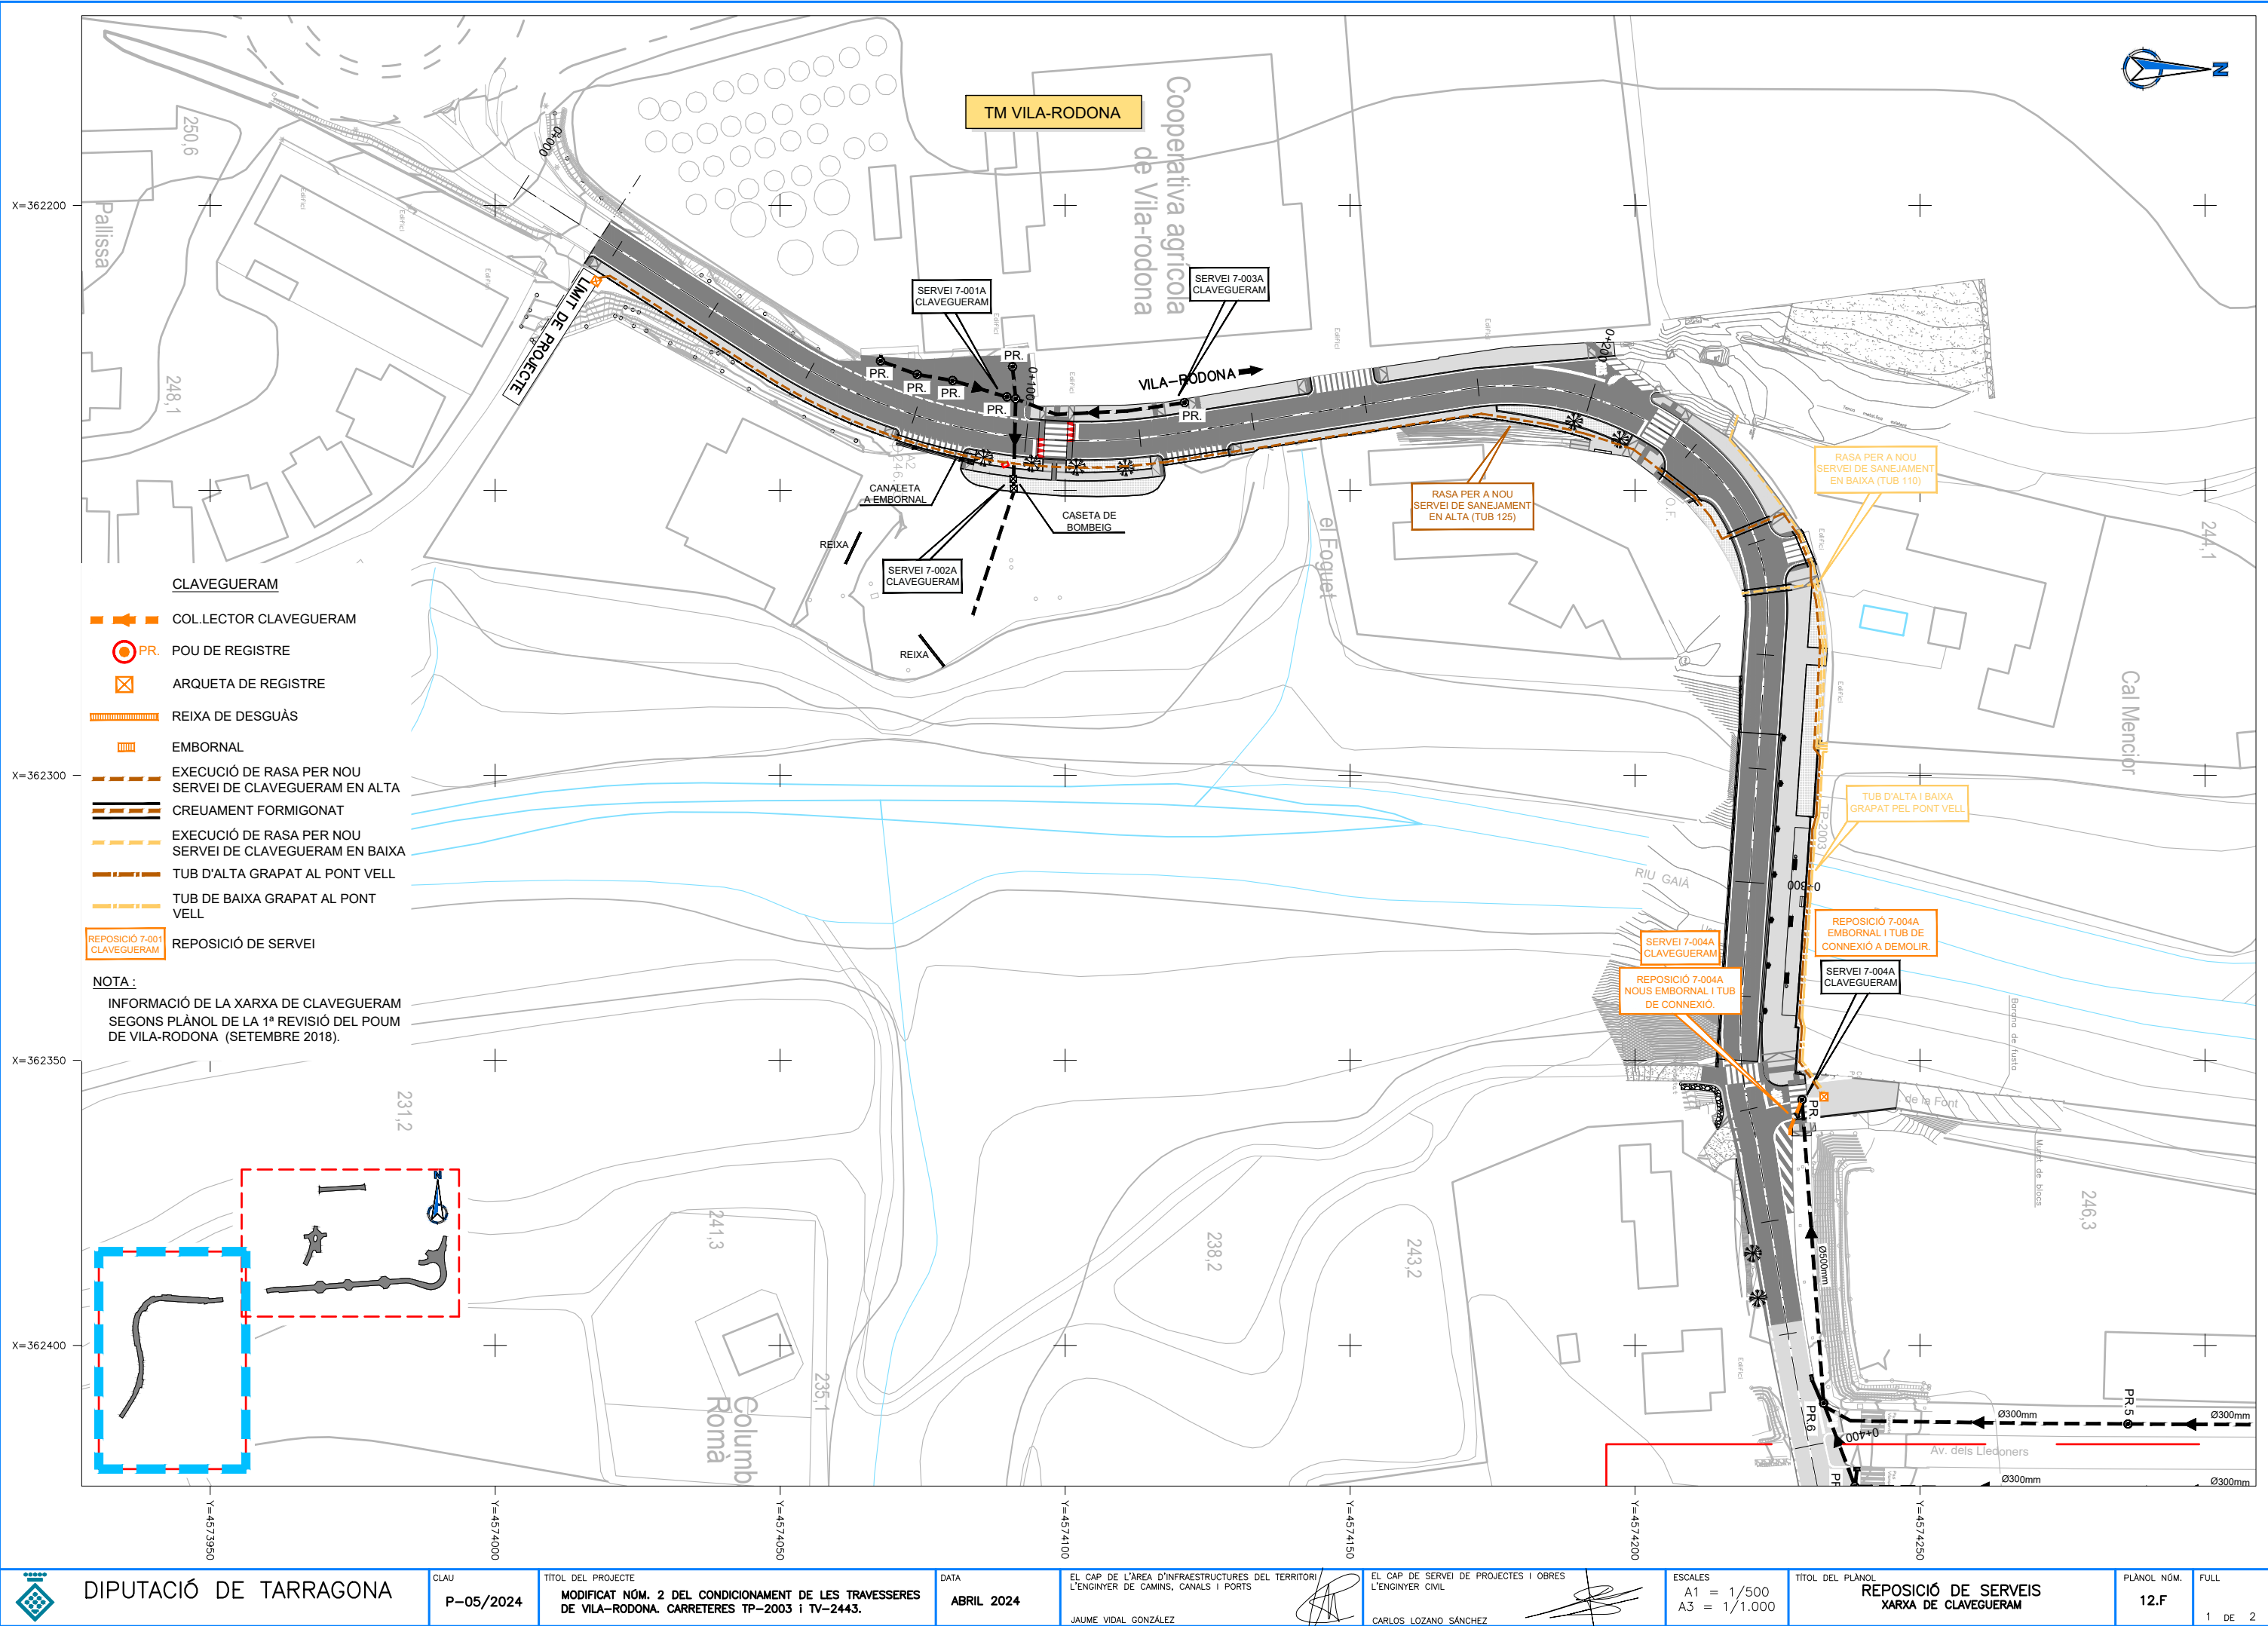

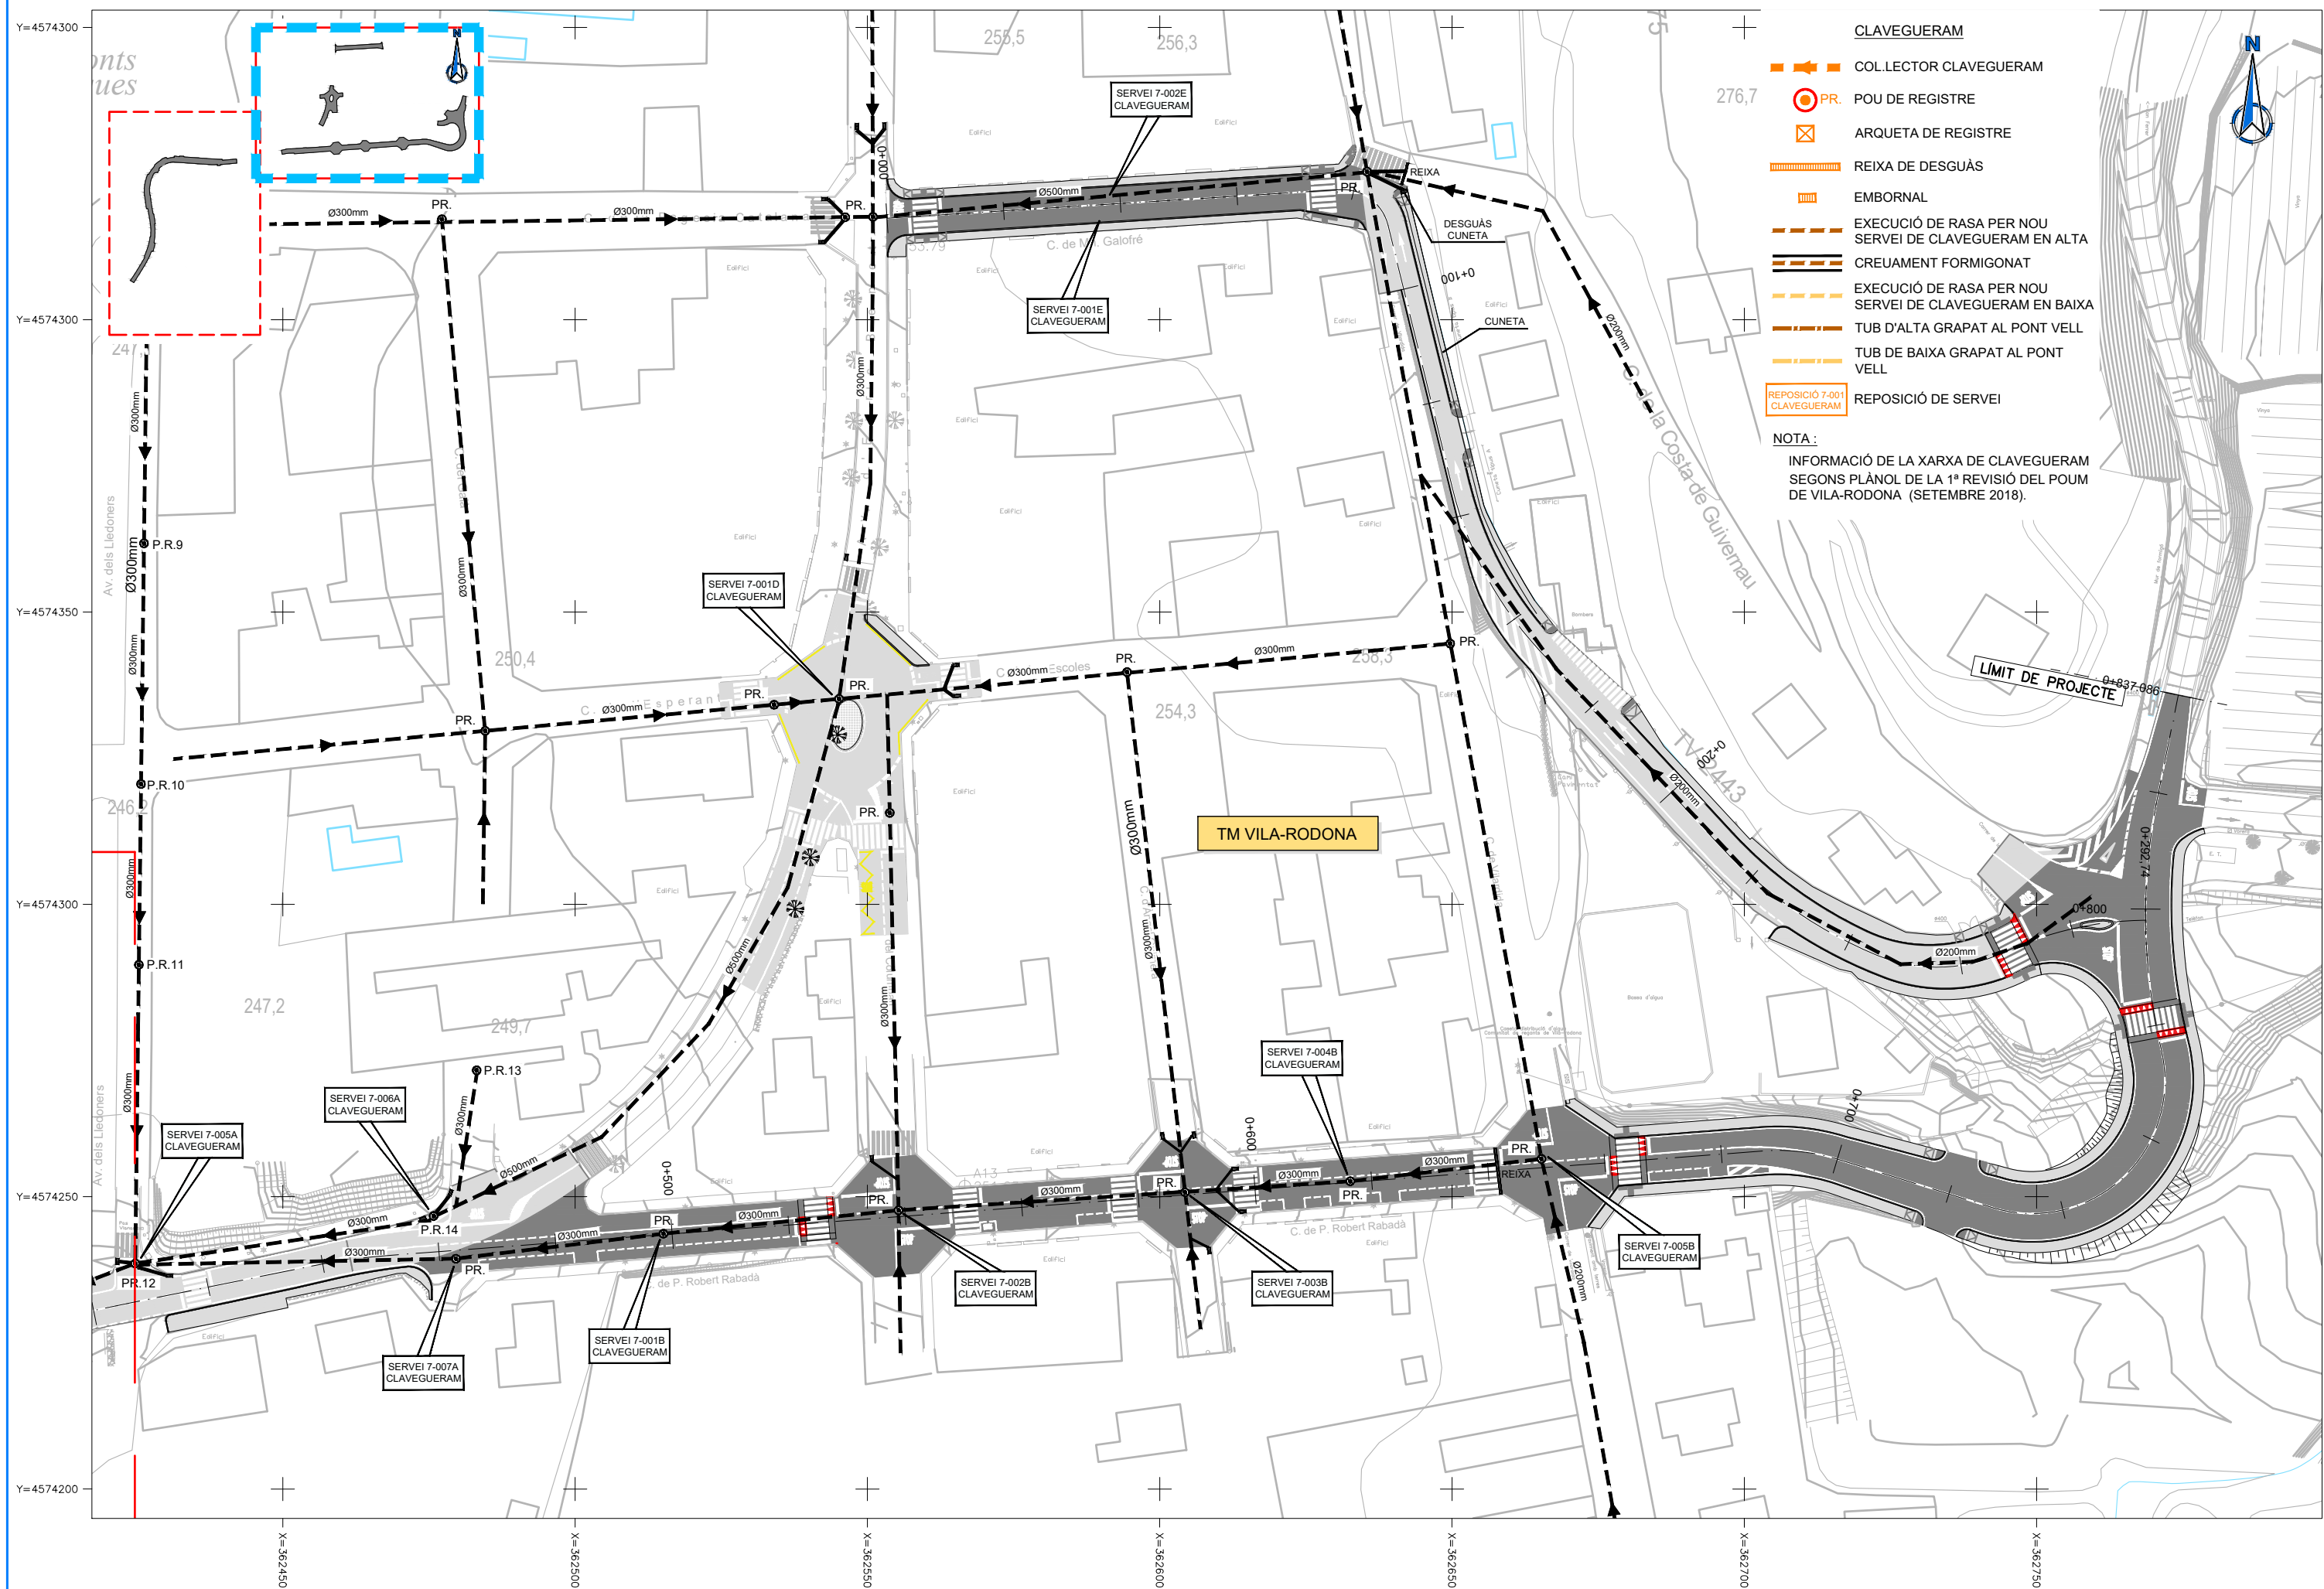

DIPUTACIÓ DE TARRAGONA

CLAU
P-05/2024

TÍTOL DEL PROJECTE
MODIFICAT NÚM. 2 DEL CONDICIONAMENT DE LES TRAVERSES
DE VILA-RODONA. CARRETERES TP-2003 i TV-2443.

DATA
ABRIL 2024

EL CAP DE L'ÀREA D'INFRASTRUCTURES DEL TERRITORI
L'ENGINYER DE CAMINS, CANALS I PORTS
JAUME VIDAL GONZÁLEZ


EL CAP DE SERVEI DE PROJECTES I OBRES
L'ENGINYER CIVIL
CARLOS LOZANO SÁNCHEZ


ESCALES
A1 = 1/500
A3 = 1/1.000

TÍTOL DEL PLÀNOL
REPOSICIÓ DE SERVEIS
XARXA DE CLAVEGUERAM

PLÀNOL NÚM.
12.F

FULL
2 DE 2

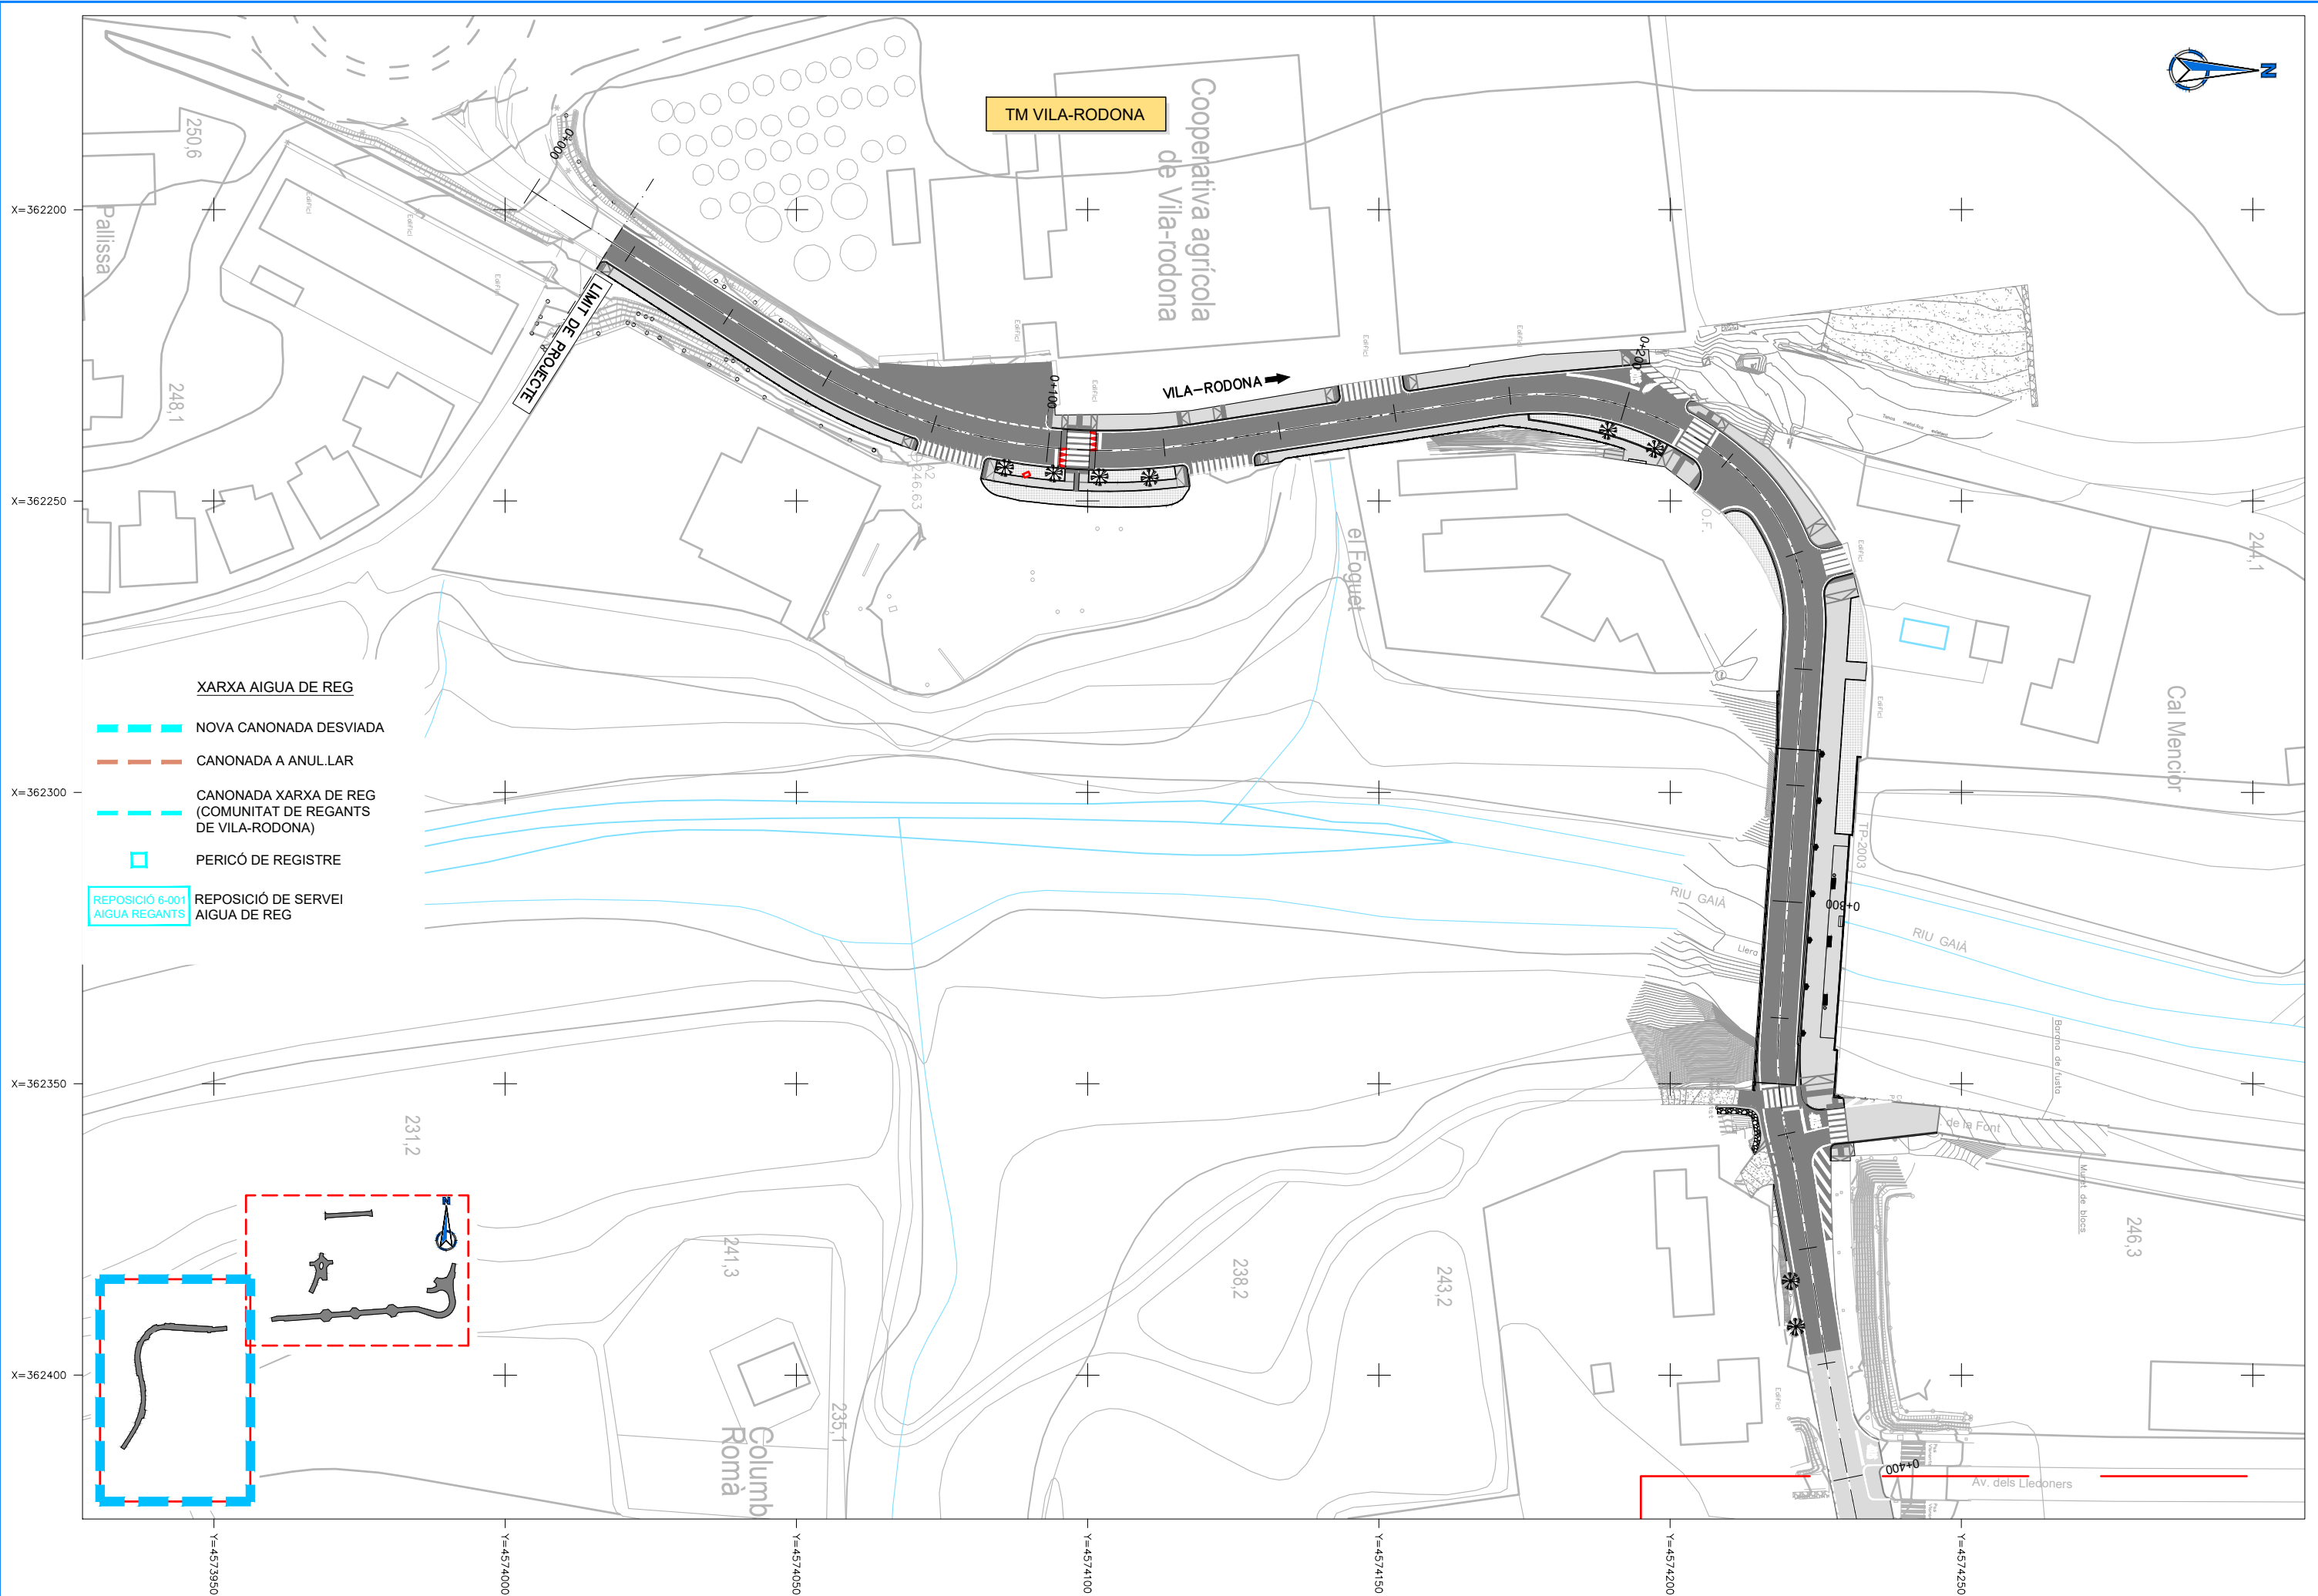

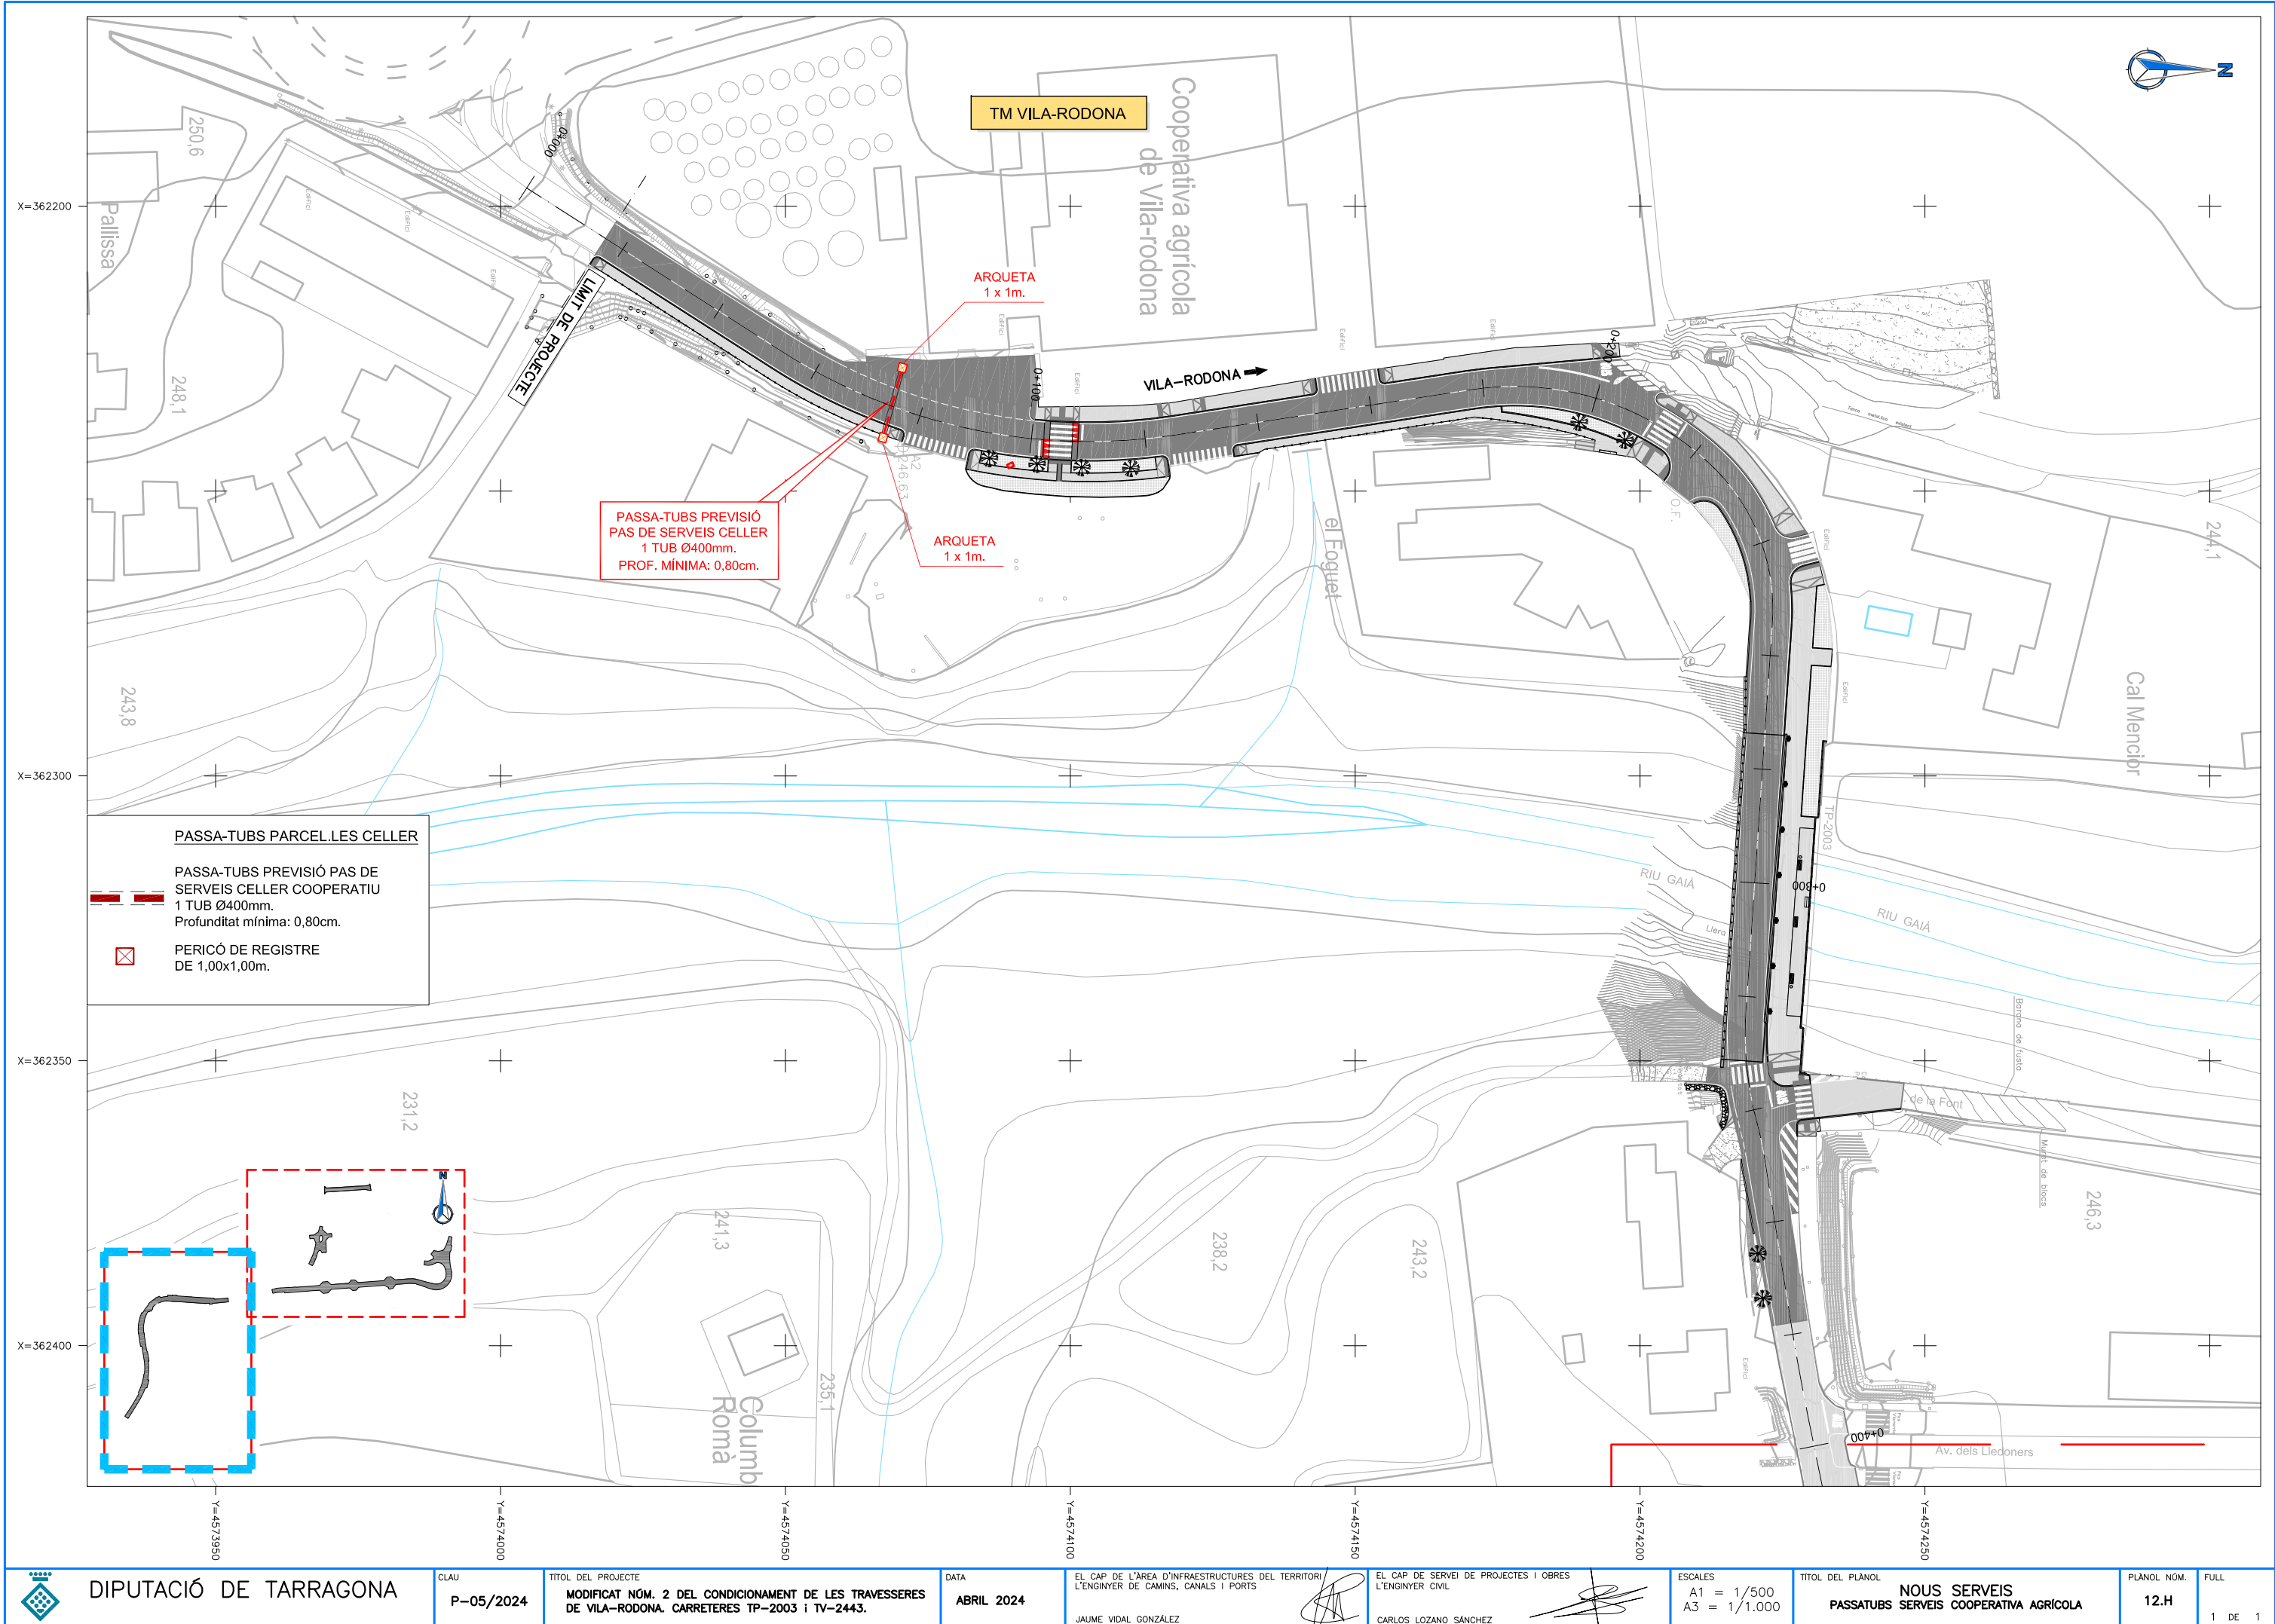

DIPUTACIÓ DE TARRAGONA

CLAU

P-05/2024

TÍTOL DEL PROJECTE

MODIFICAT NÚM. 2 DEL CONDICIONAMENT DE LES TRAVERSES DE VILA-RODONA. CARRETERES TP-2003 i TV-2443.

DATA

ABRIL 2024

EL CAP DE L'ÀREA D'INFRAESTRUCTURES DEL TERRITORI
L'ENGINYER DE CAMINS, CANALS I PORTS

JAUME VIDAL GONZÁLEZ

EL CAP DE SERVEI DE PROJECTES I OBRES
L'ENGINYER CIVIL

CARLOS LOZANO SÁNCHEZ

ESCALES

A1 = 1/500
A3 = 1/1.000

TÍTOL DEL PLÀNOL


NOUS SERVEIS
PASSATUBS SERVEIS COOPERATIVA AGRÍCOLA


PLÀNOL NÚM.


12.H


FULL


1 DE 1

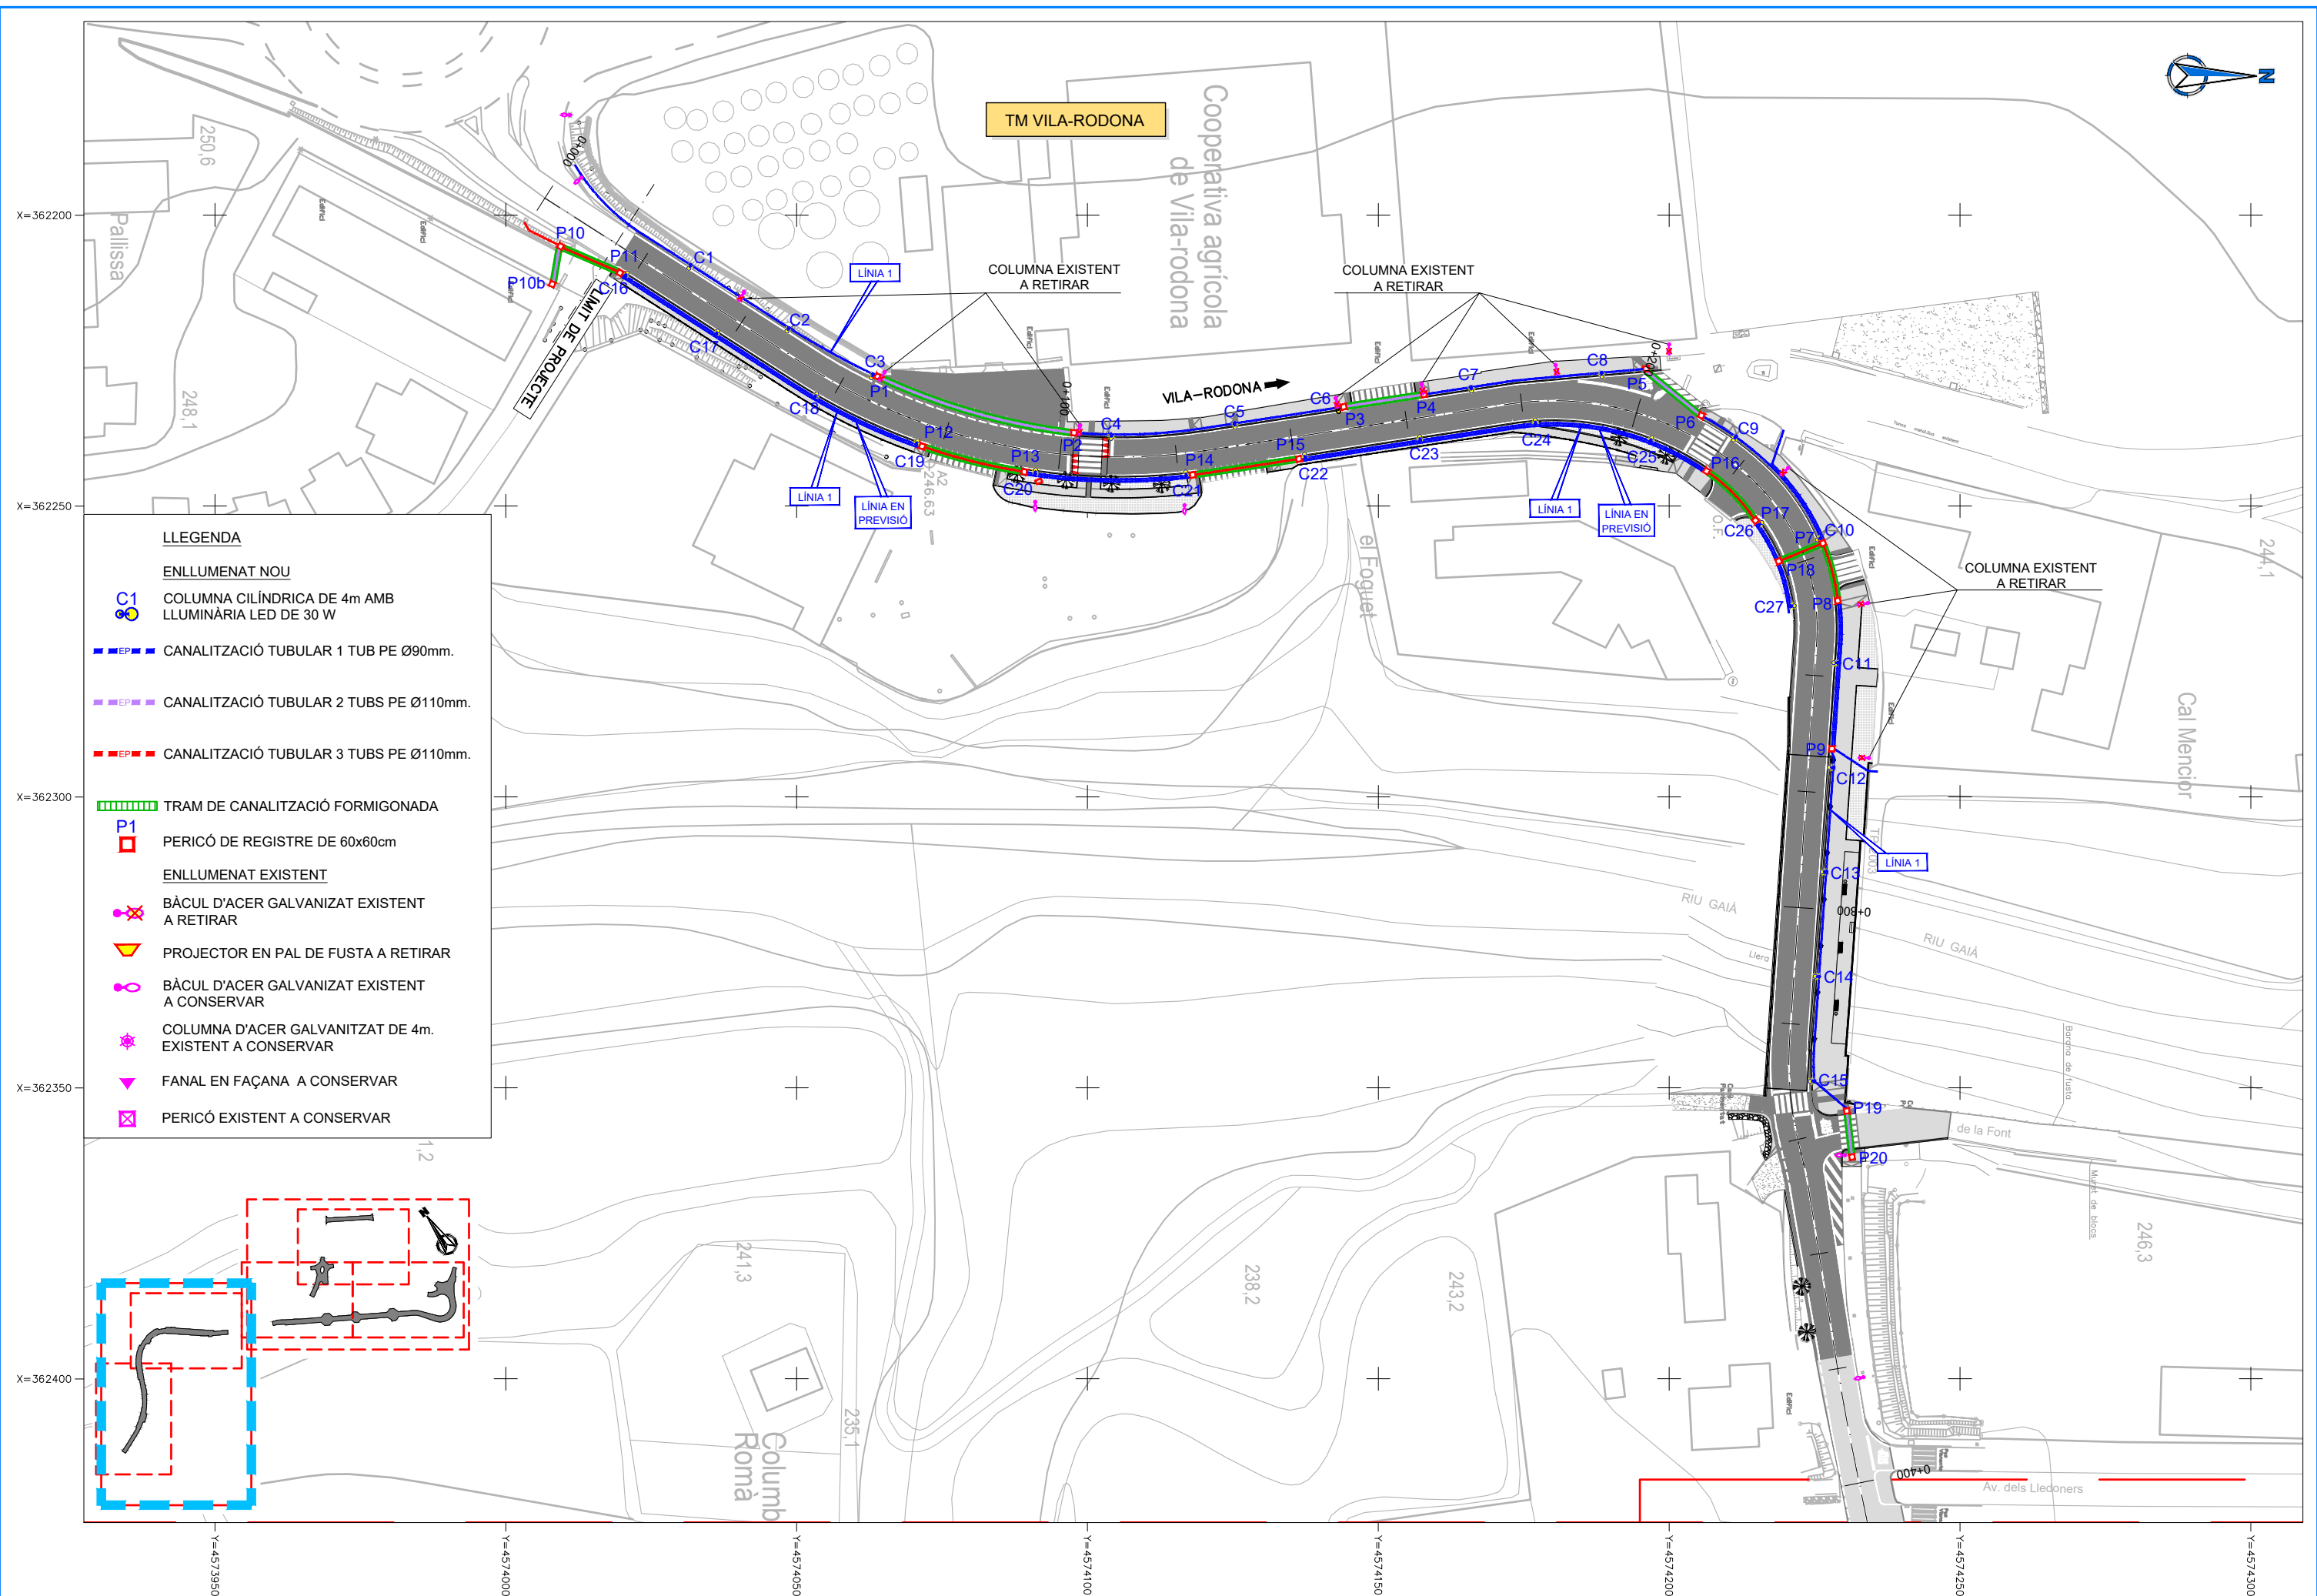


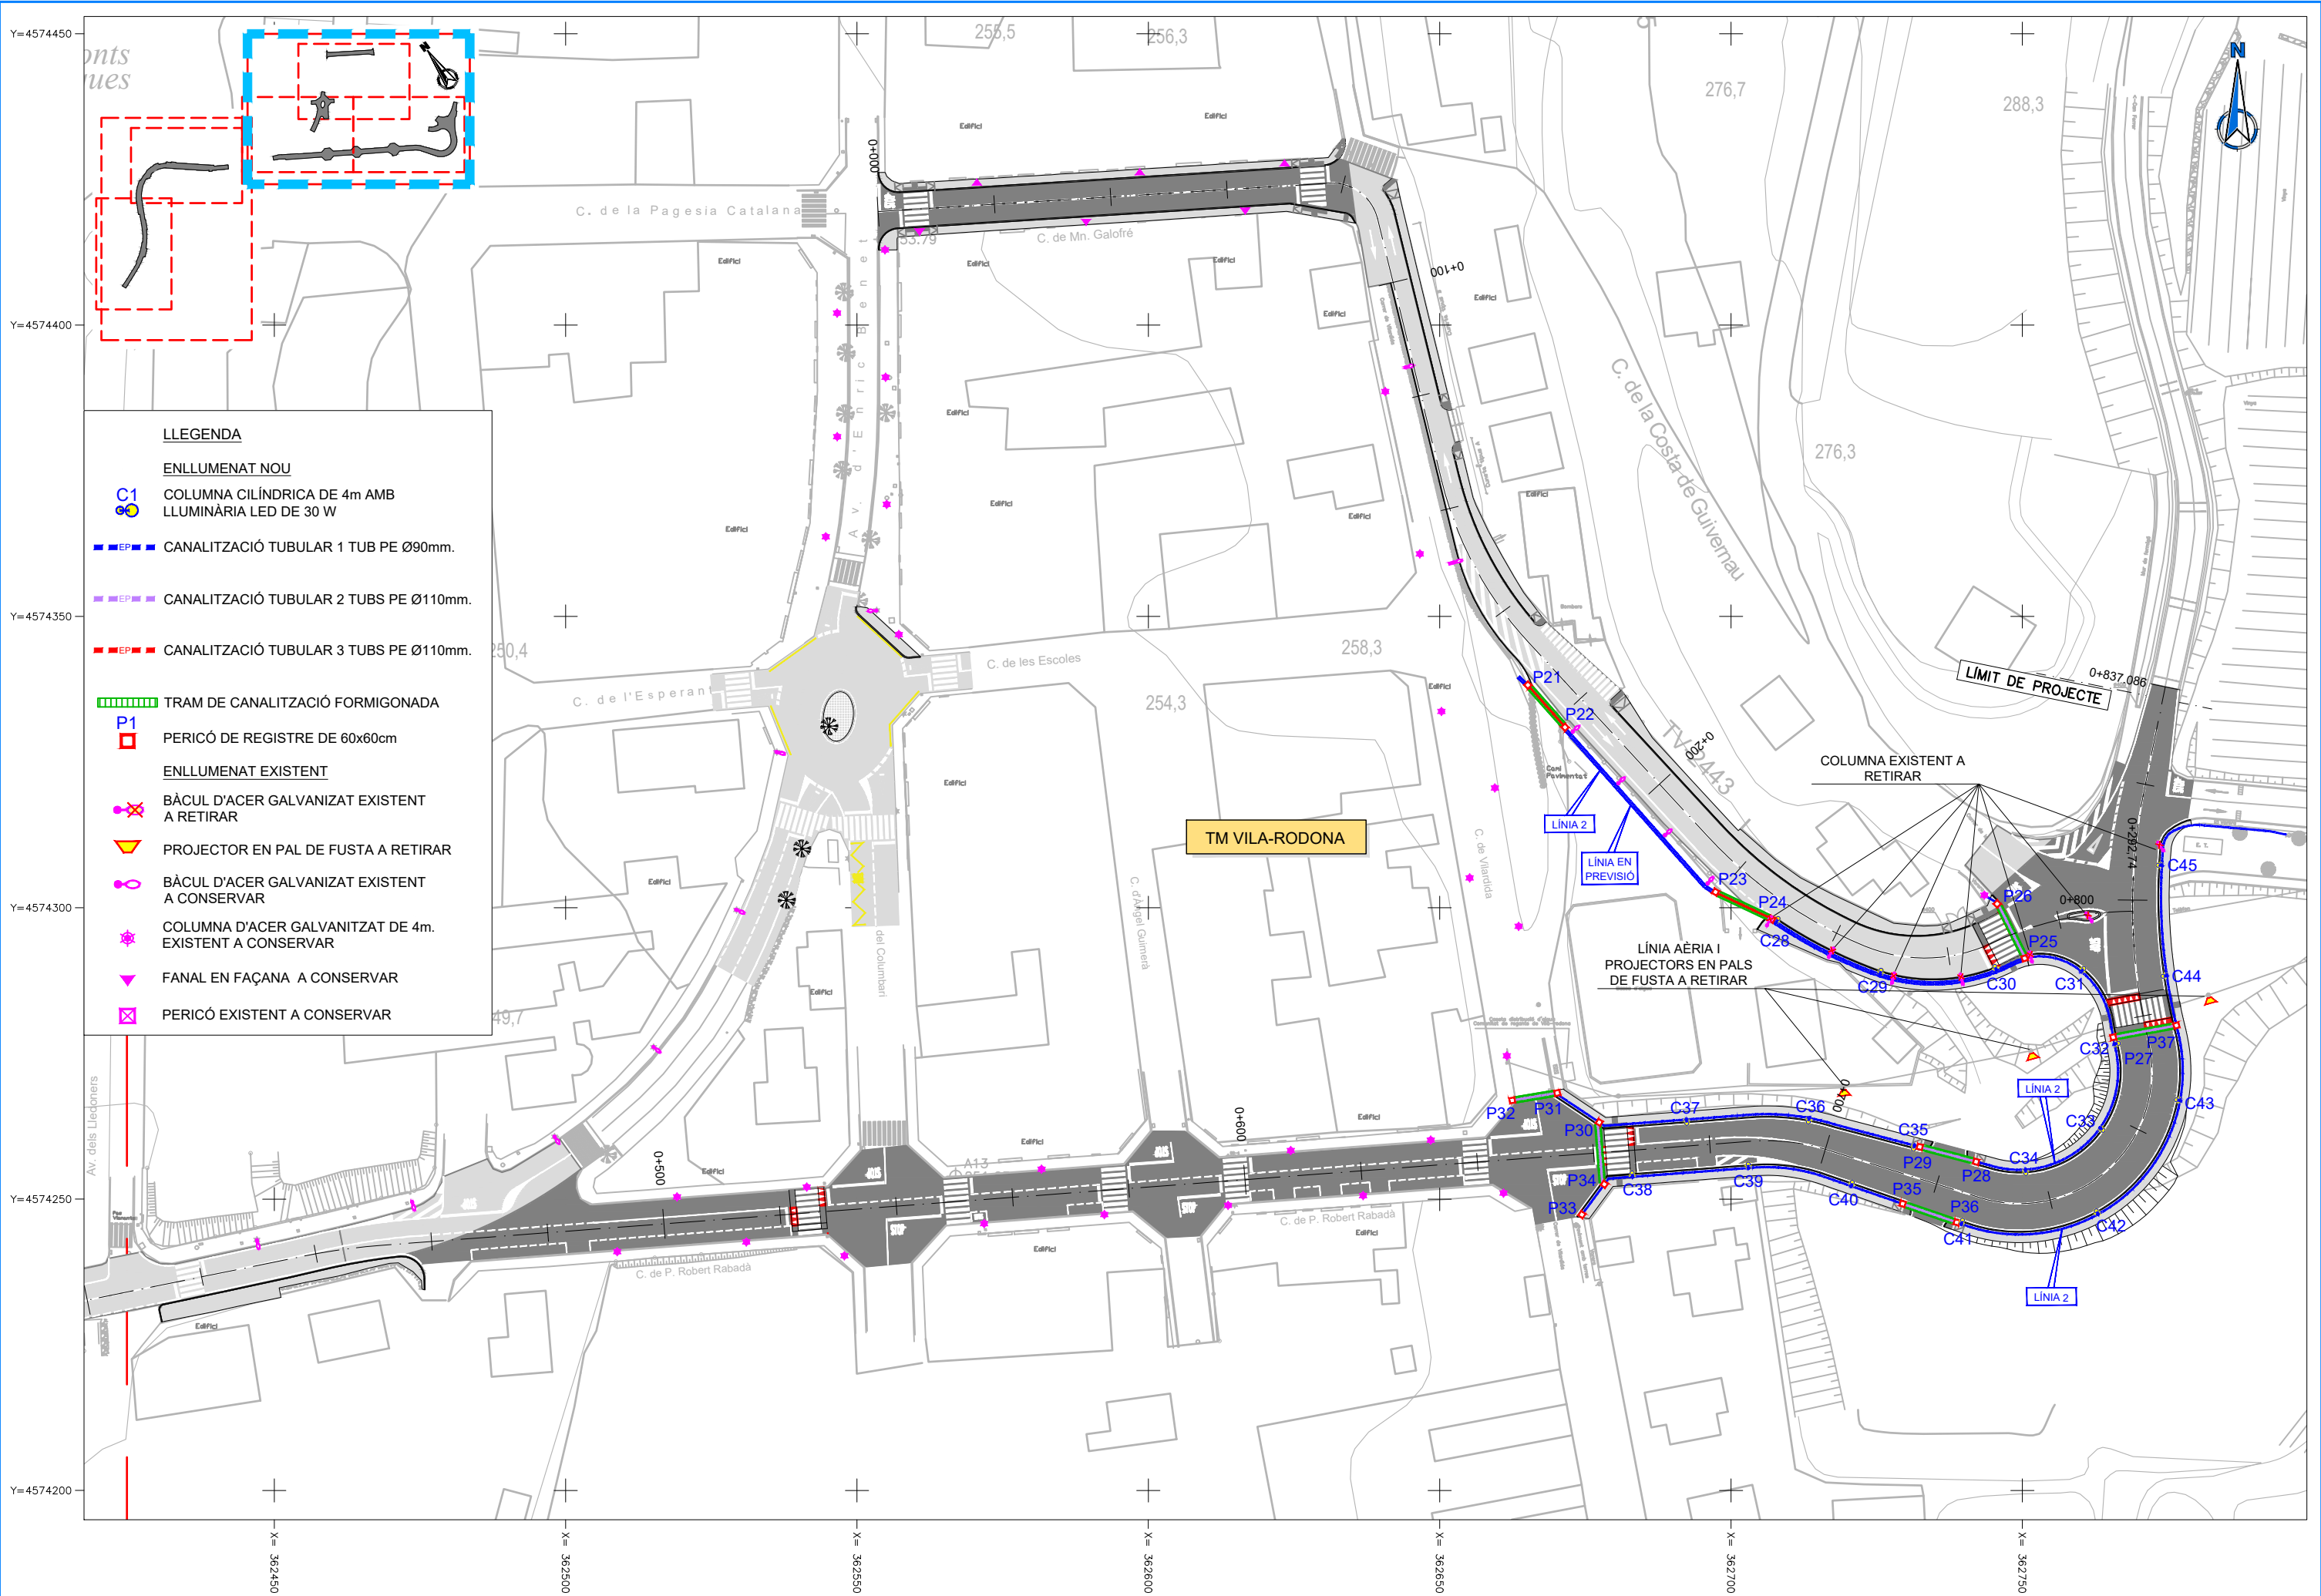

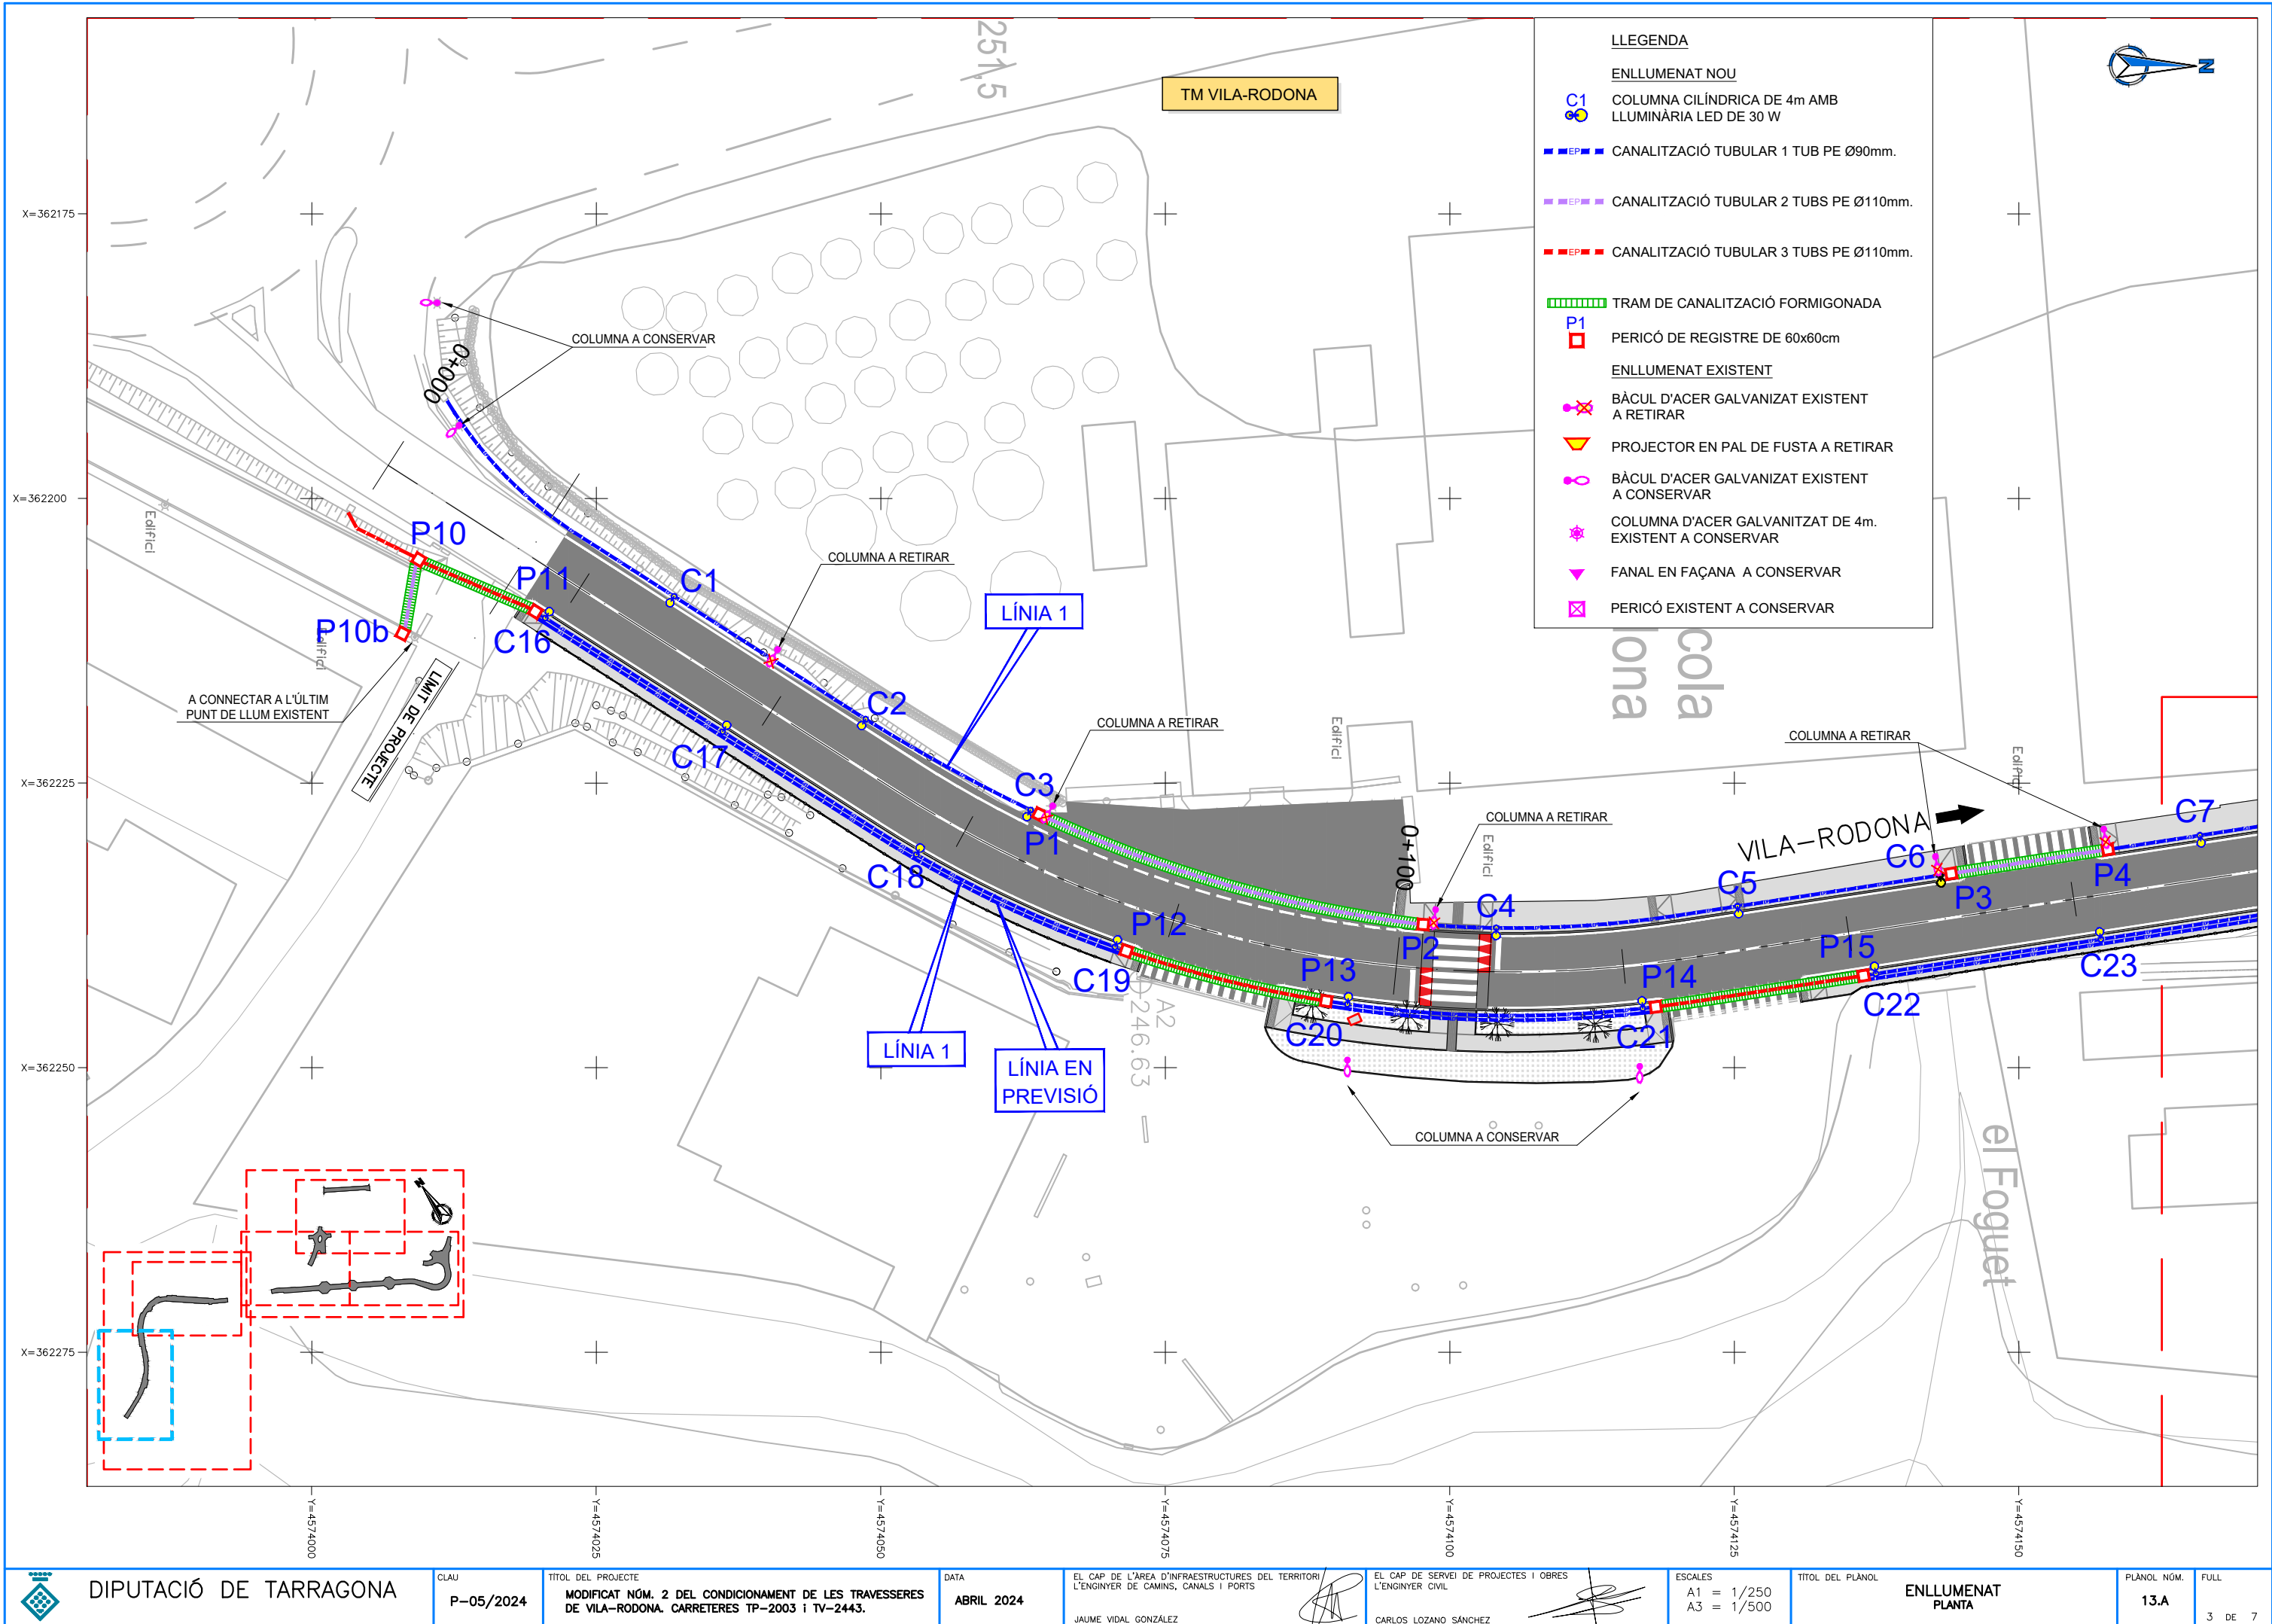

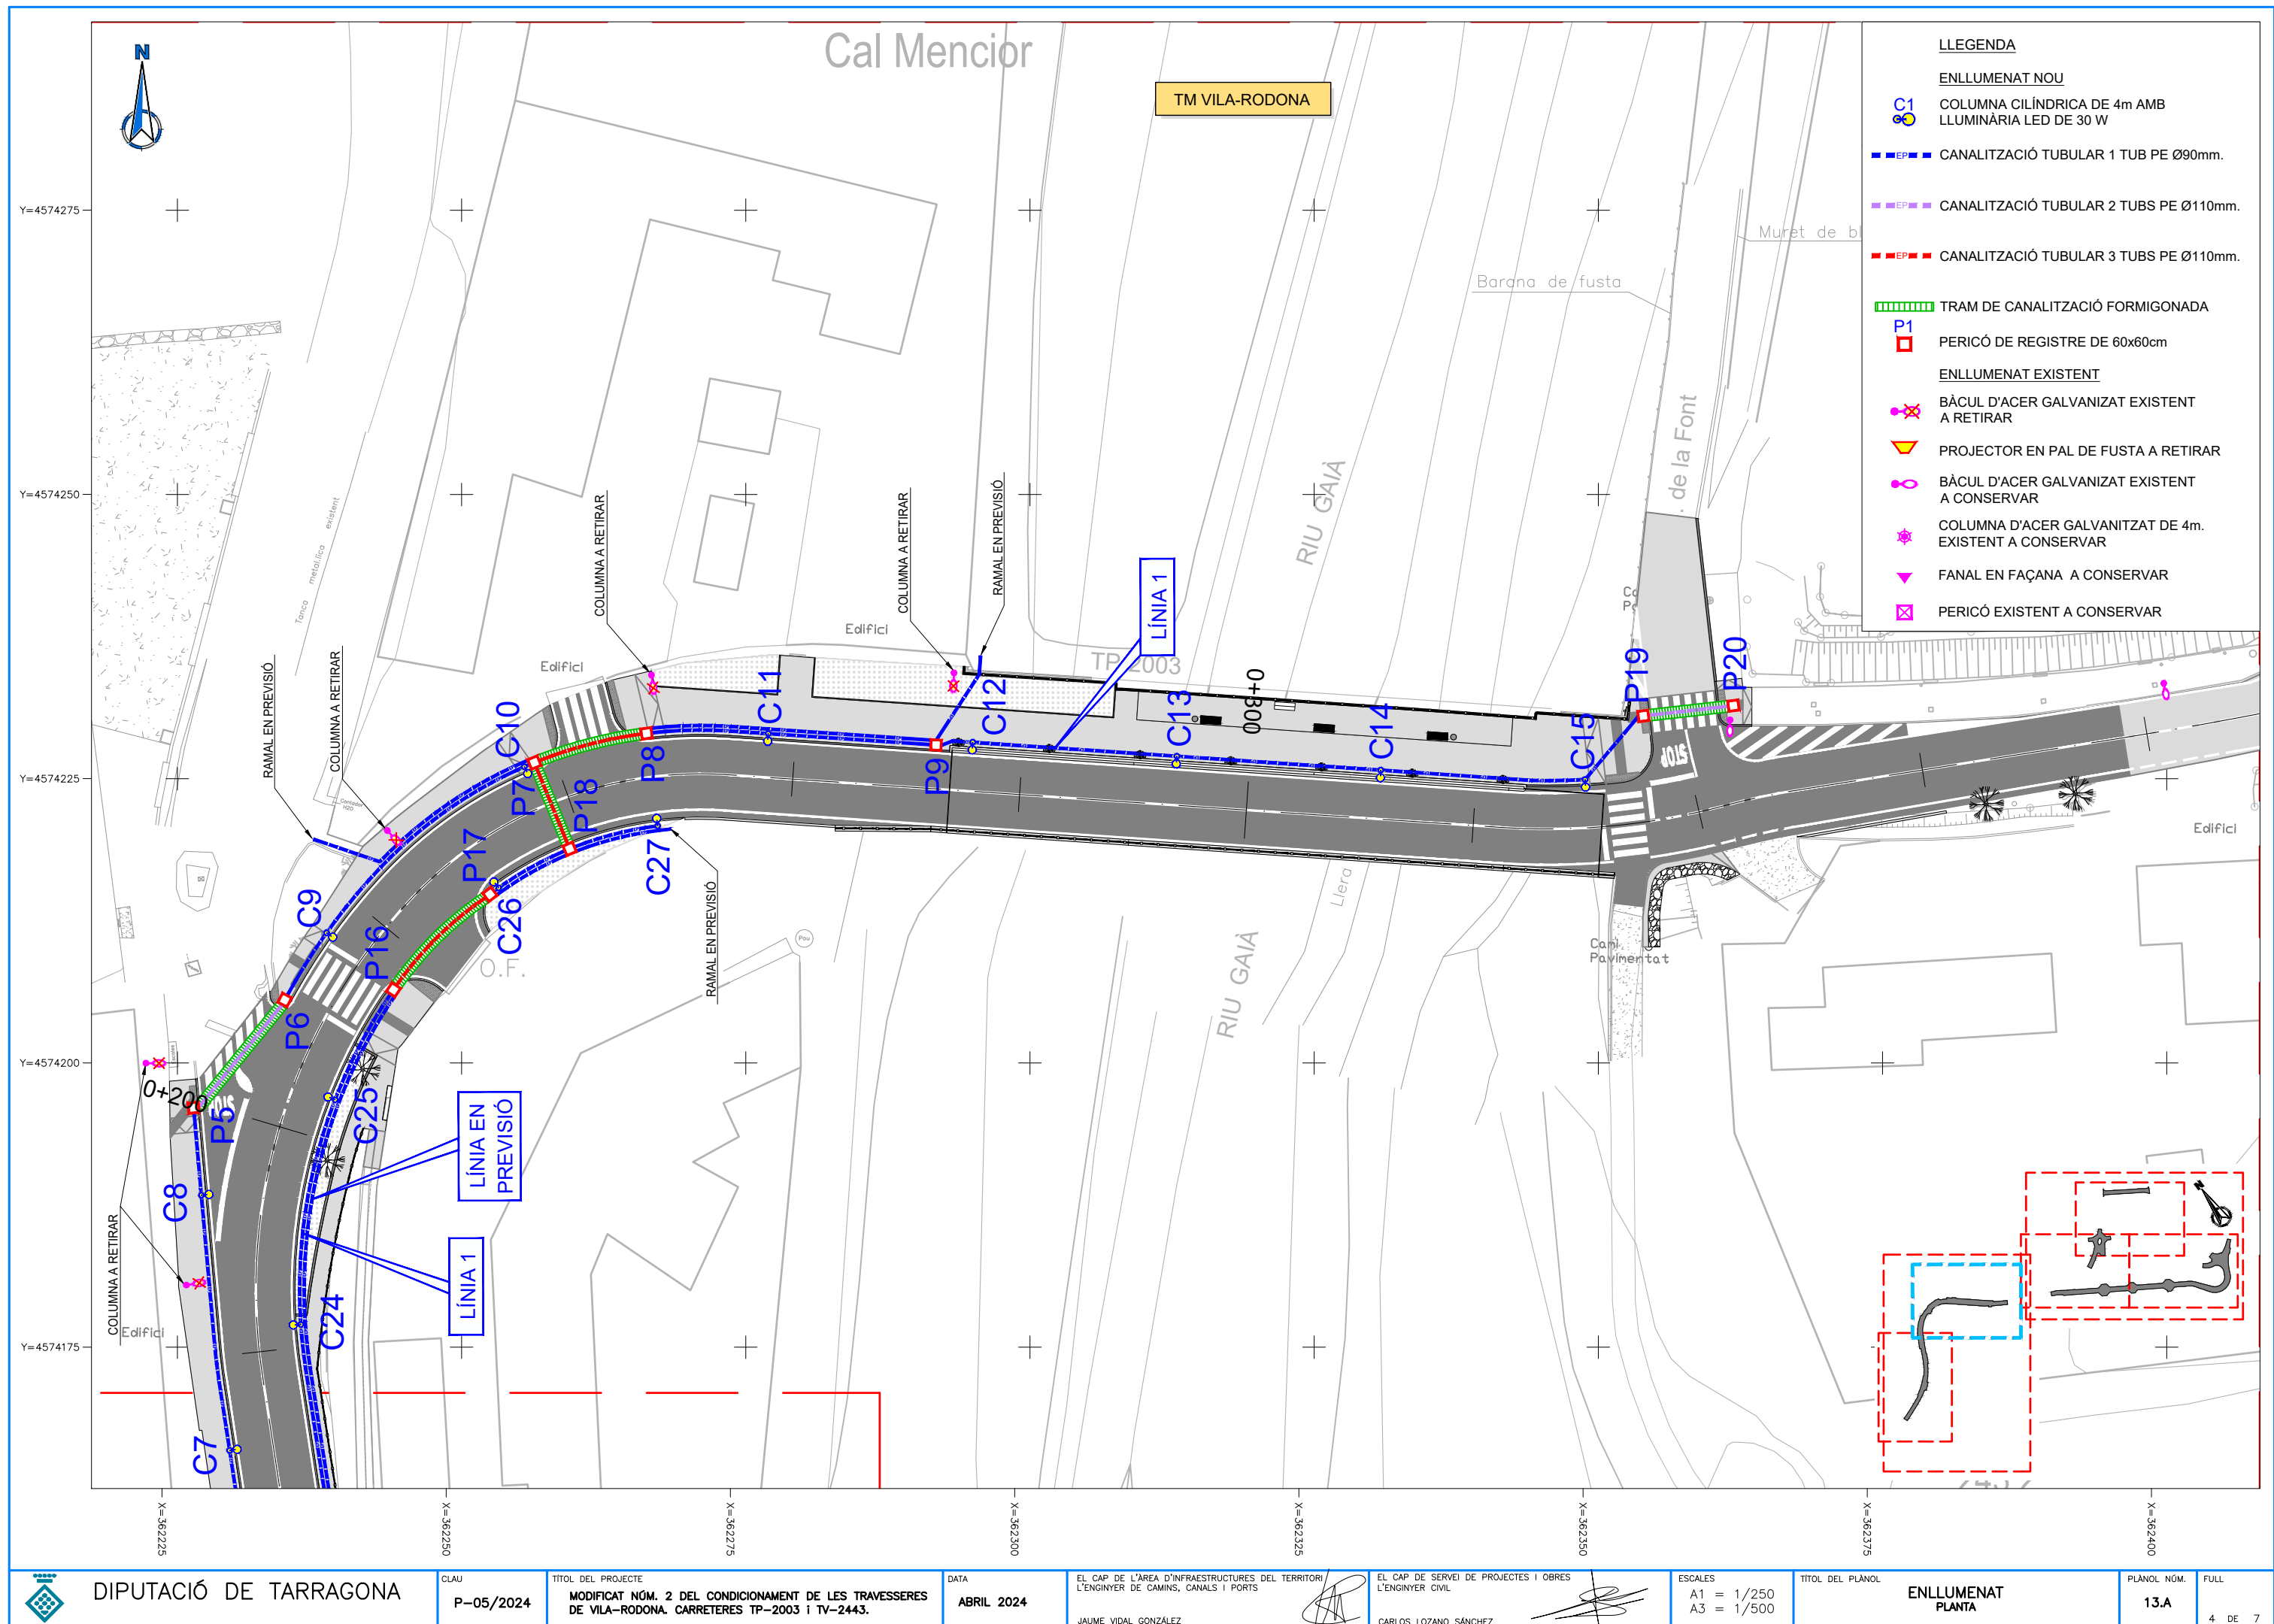

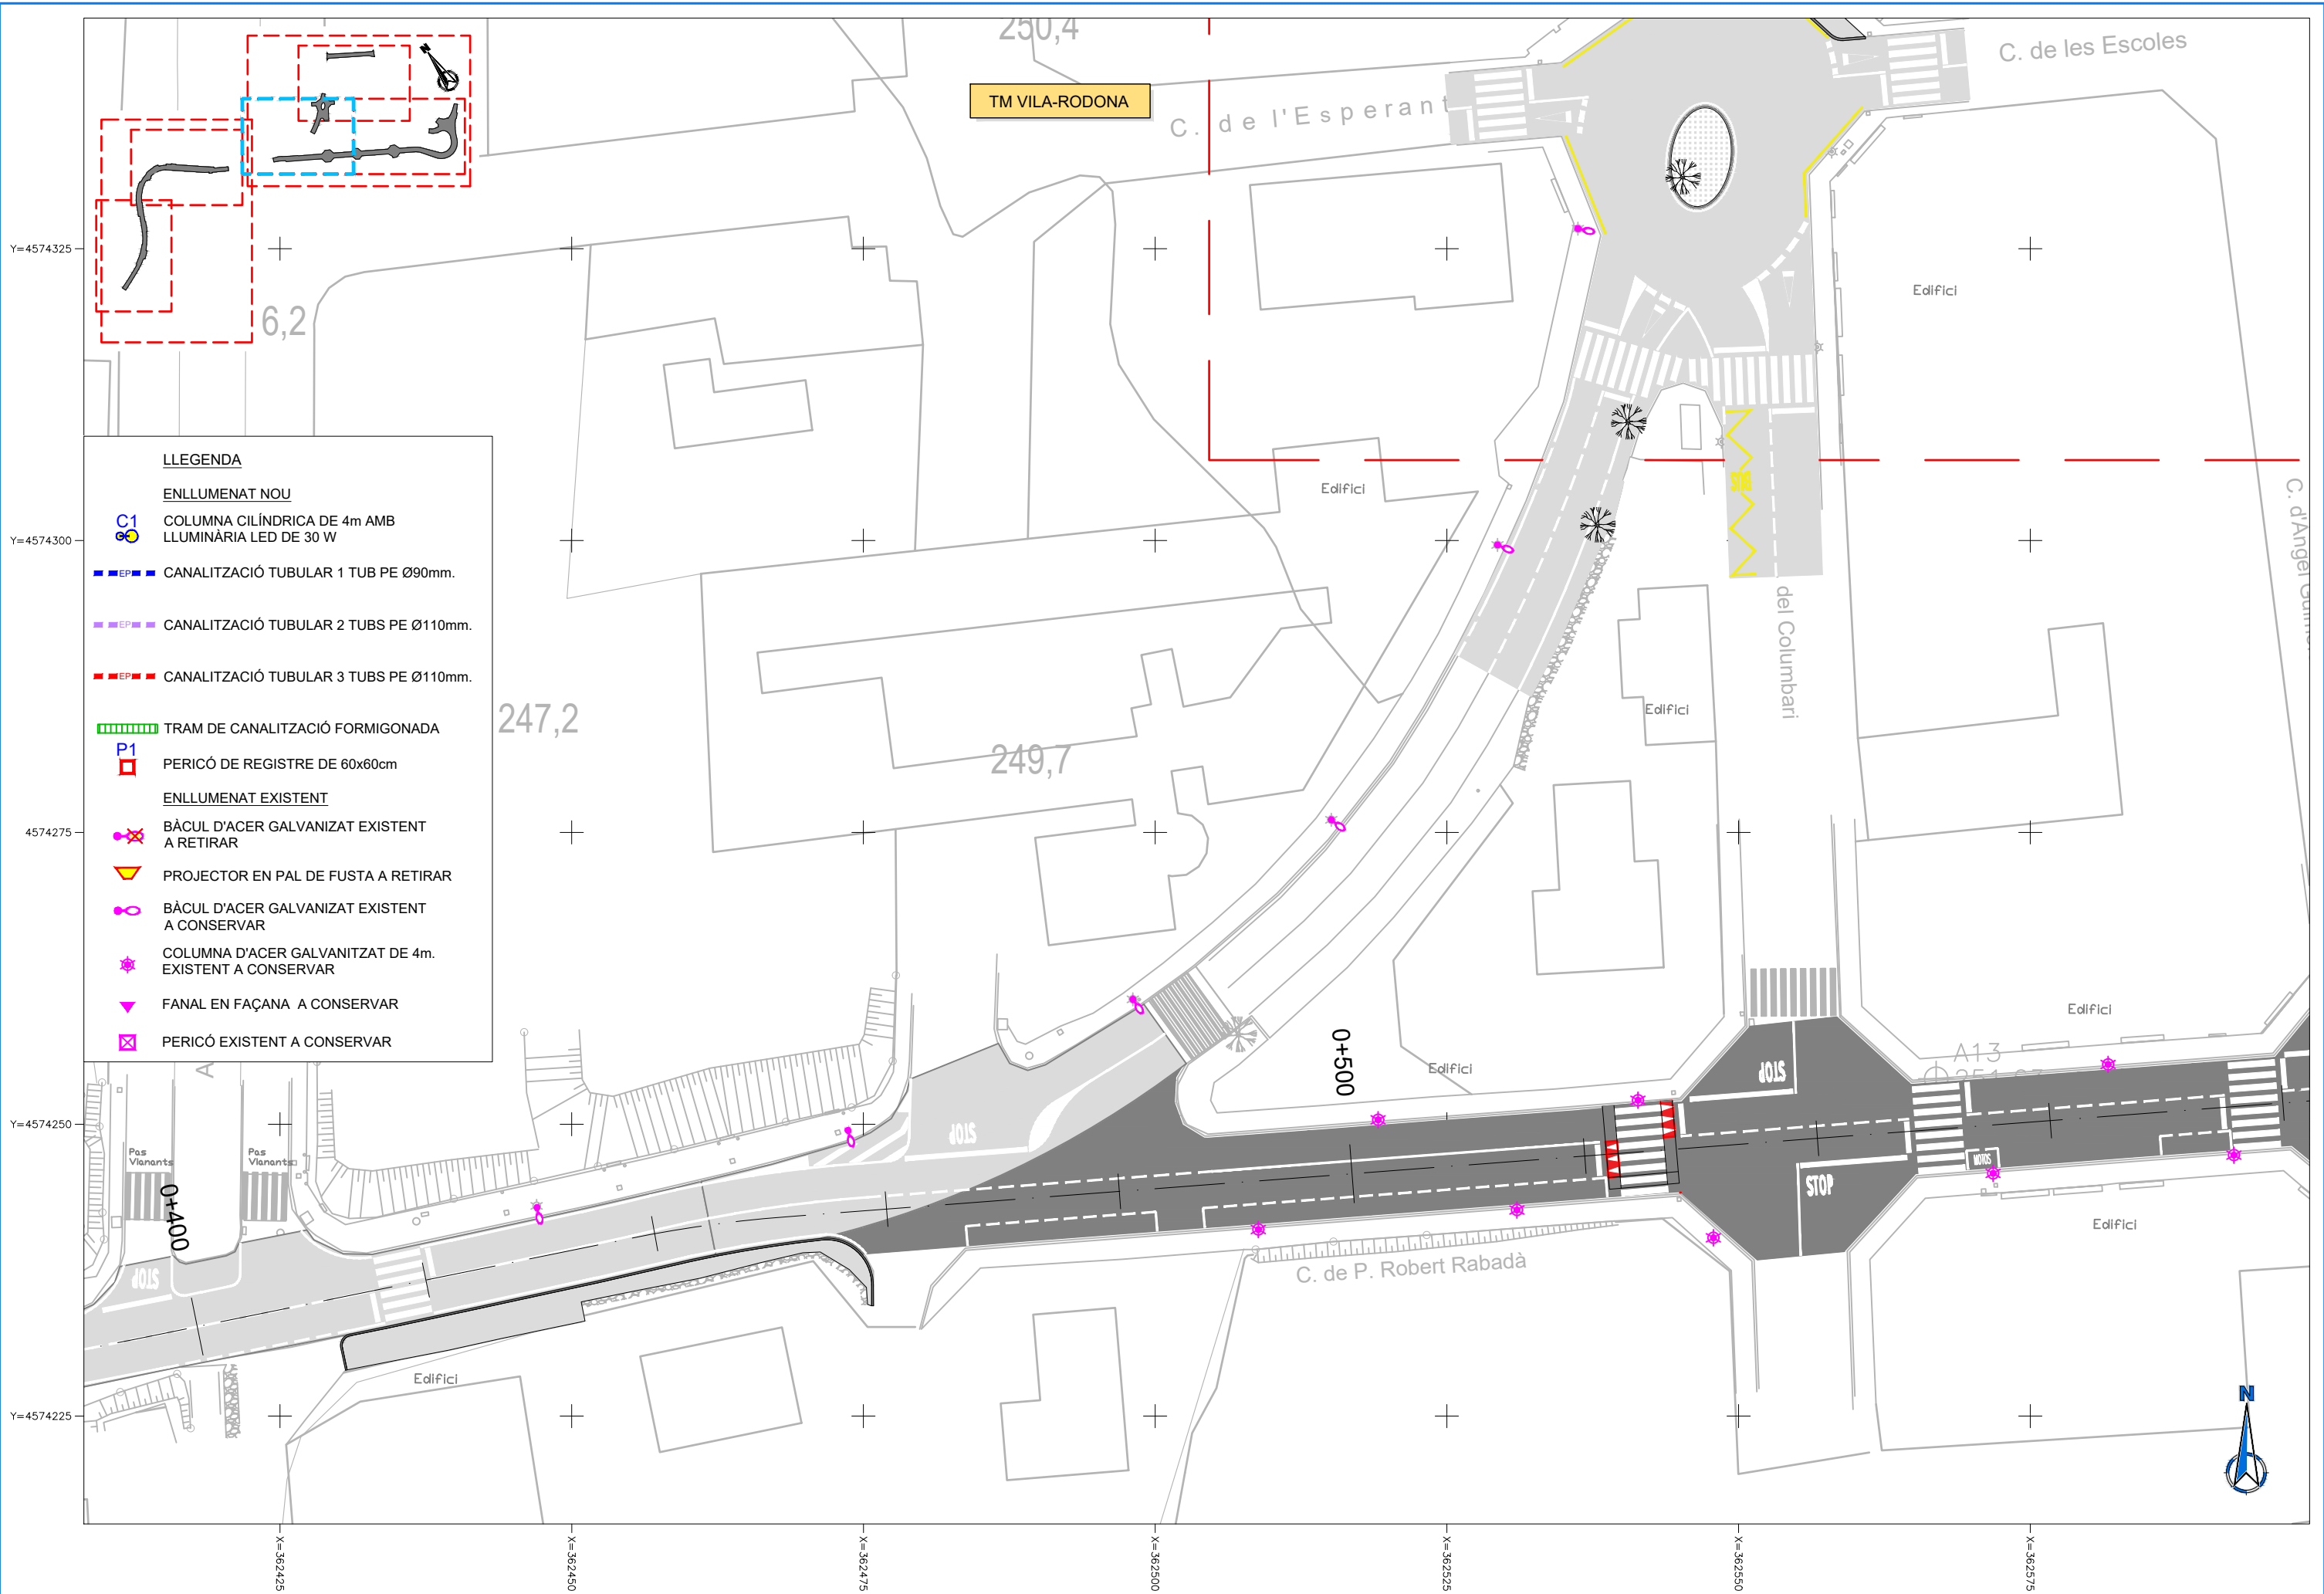

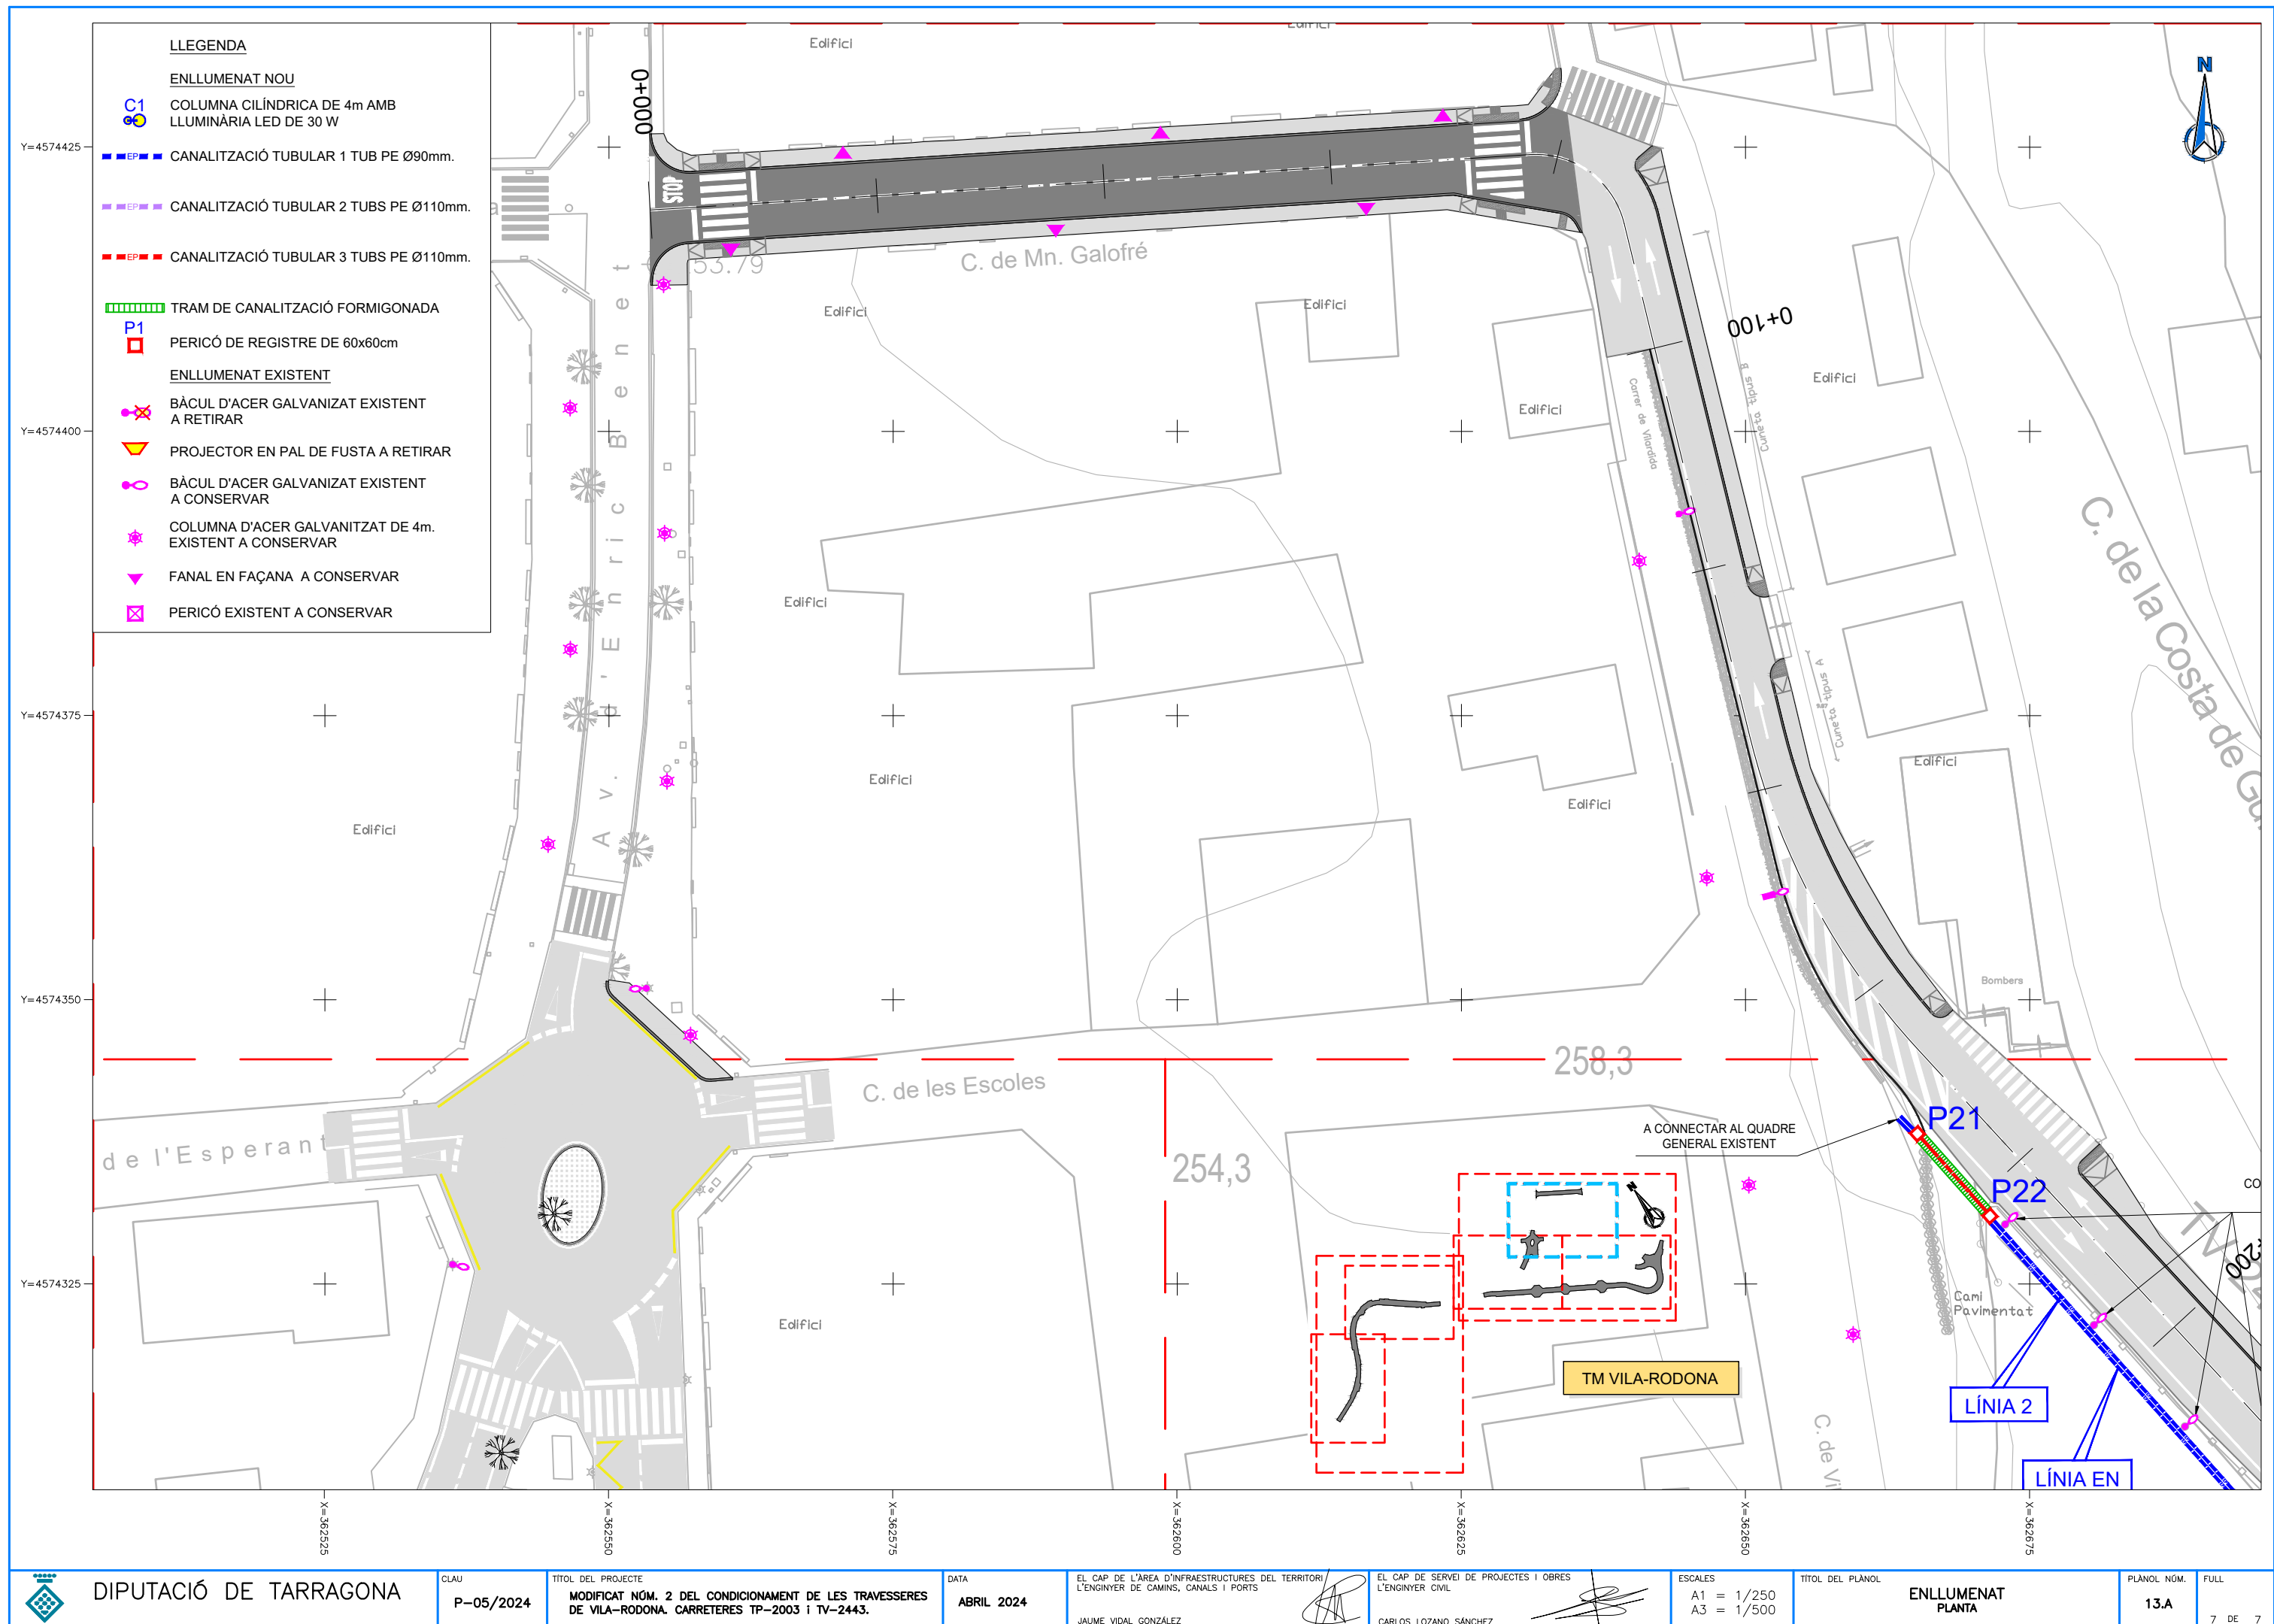

C1

COLUMNA CILÍNDRICA DE 4m AMB
LLUMINÀRIA LED DE 30 W

EP

CANALITZACIÓ TUBULAR 1 TUB PE Ø90mm.

EP

CANALITZACIÓ TUBULAR 2 TUBS PE Ø110mm.

EP

CANALITZACIÓ TUBULAR 3 TUBS PE Ø110mm.


TRAM DE CANALITZACIÓ FORMIGONADA


P1

PERICÓ DE REGISTRE DE 60x60cm



PLACA DE CONNEXIÓ A TERRA

CABLE DE COURE NU 35 mm2

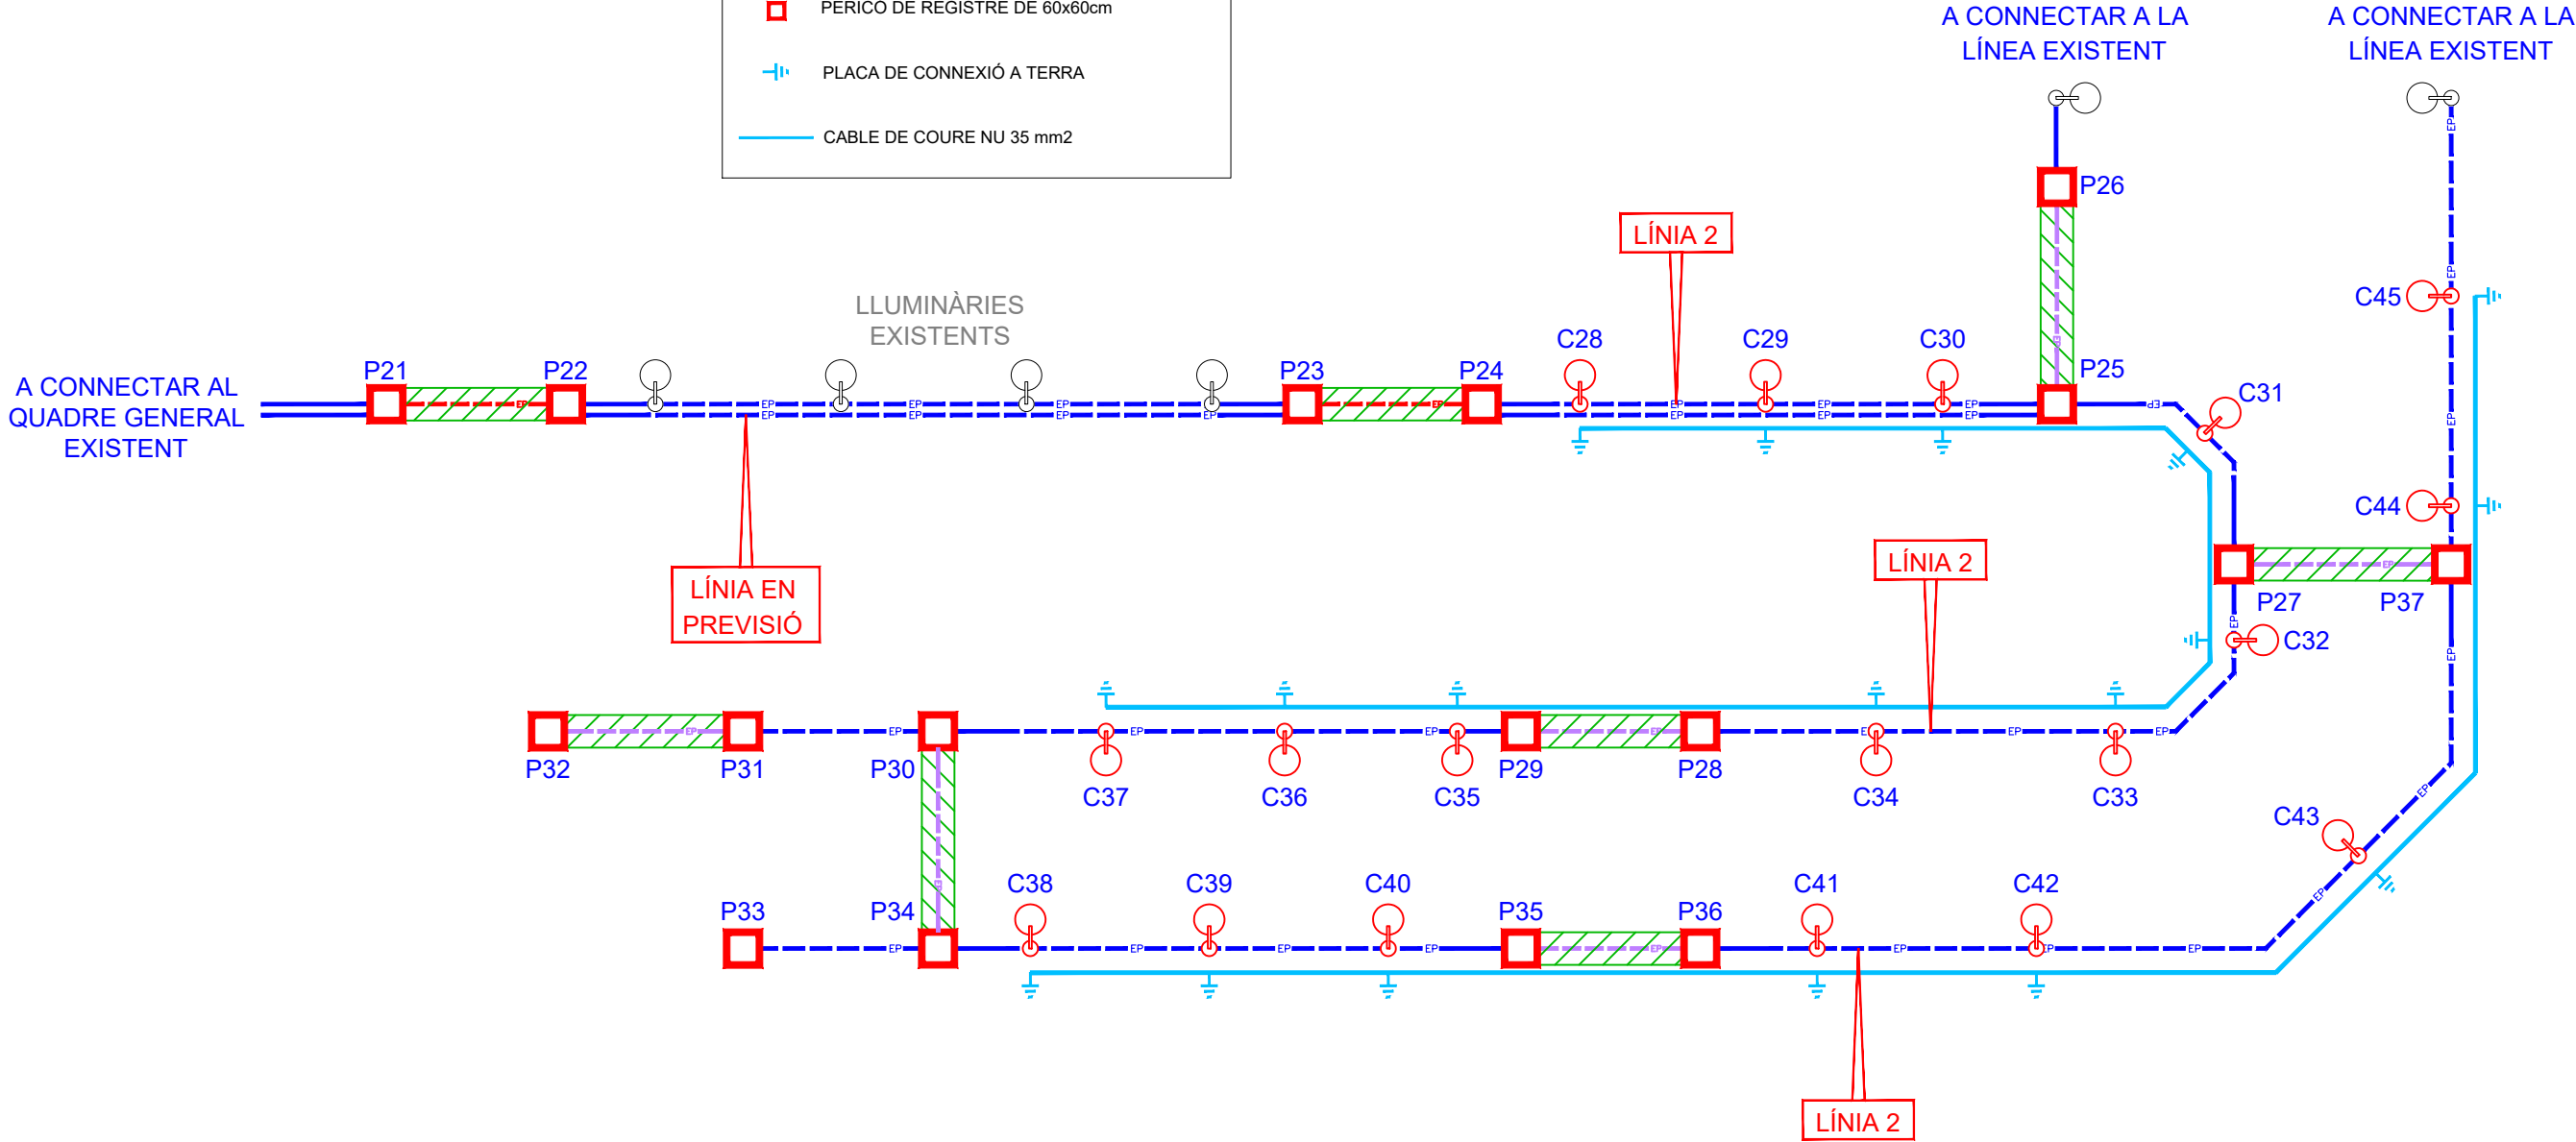


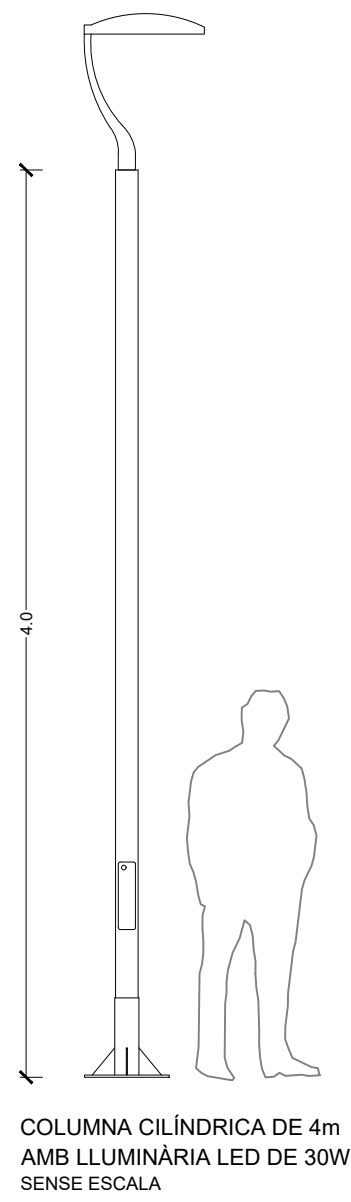


PERICÓ TIPUS ENLLUMENAT 60x60
ESCALA 1:10

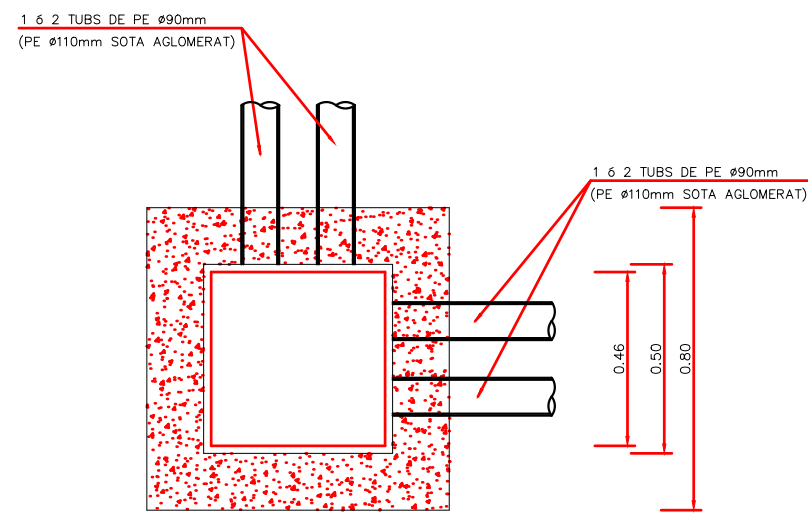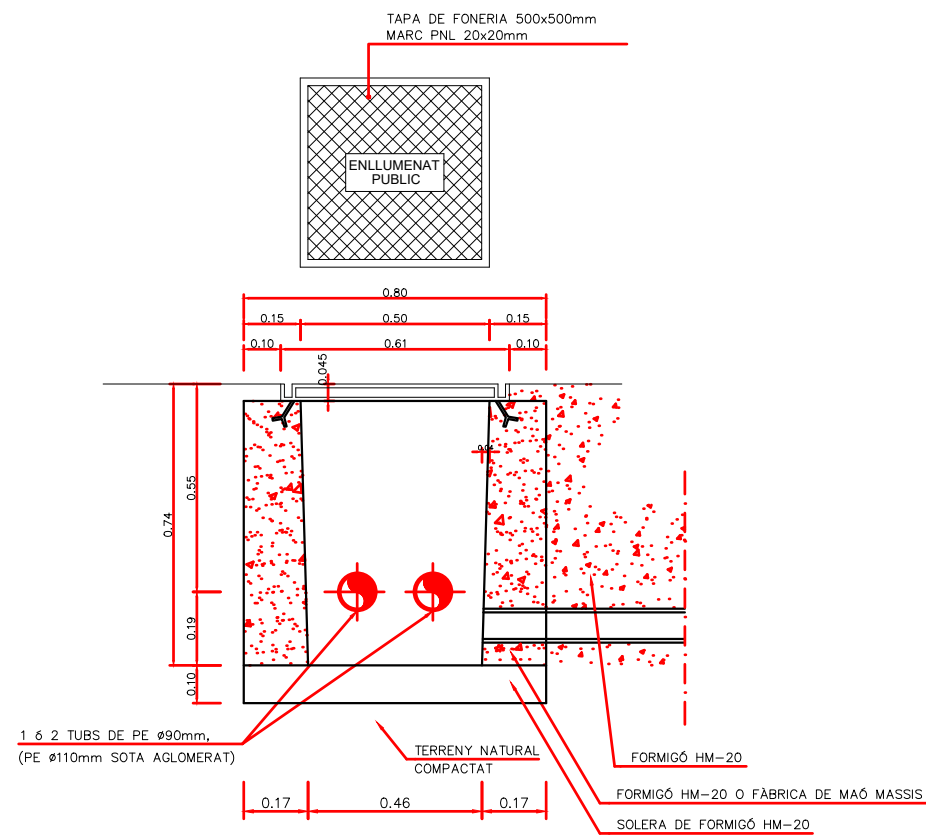



RASA TIPUS PER ENTUBAR CABLES
SOTA PAVIMENT AGLOMERAT
ESCALA 1:10

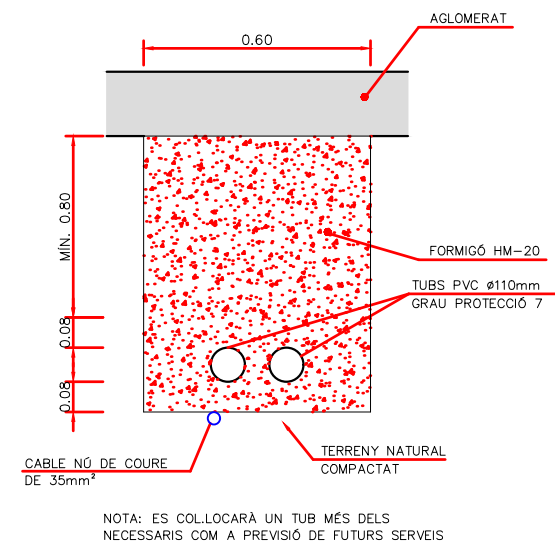



RASA TIPUS PER 1 CONDUCTE
SOTA VORERA
ESCALA 1:10

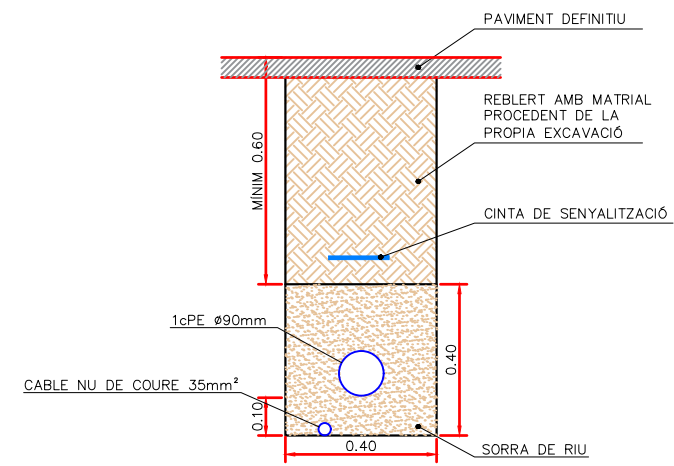


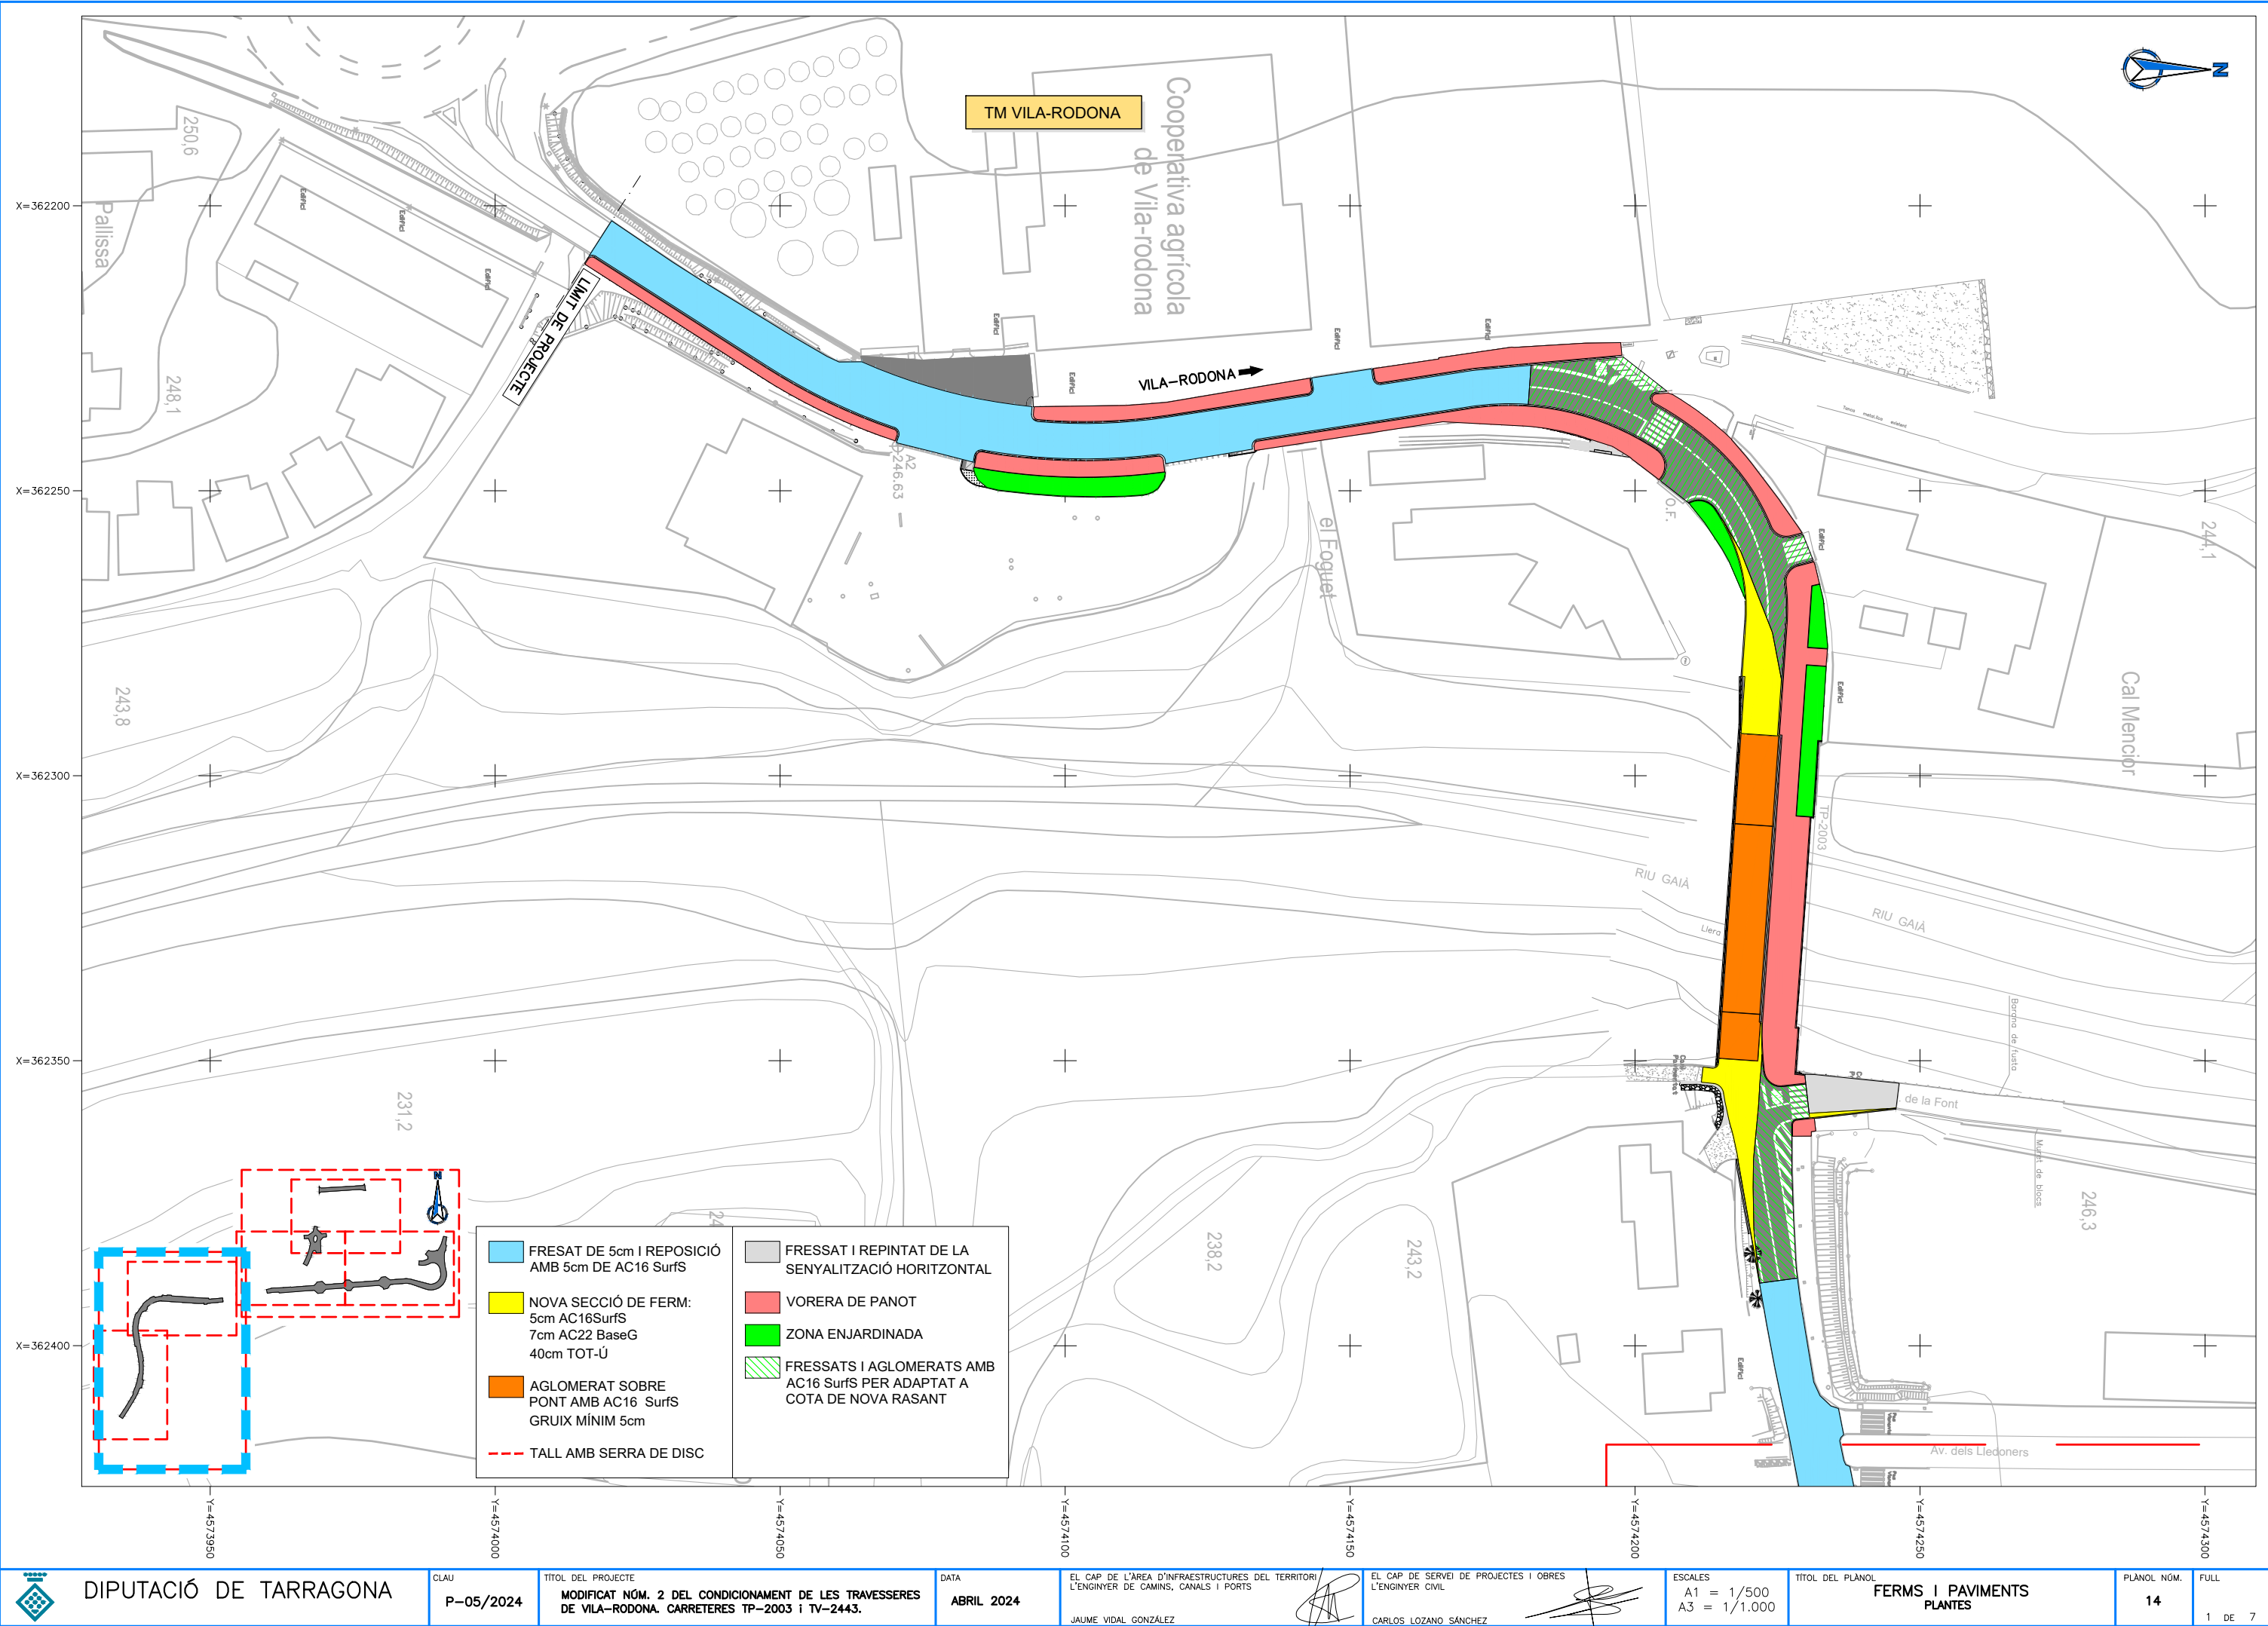


 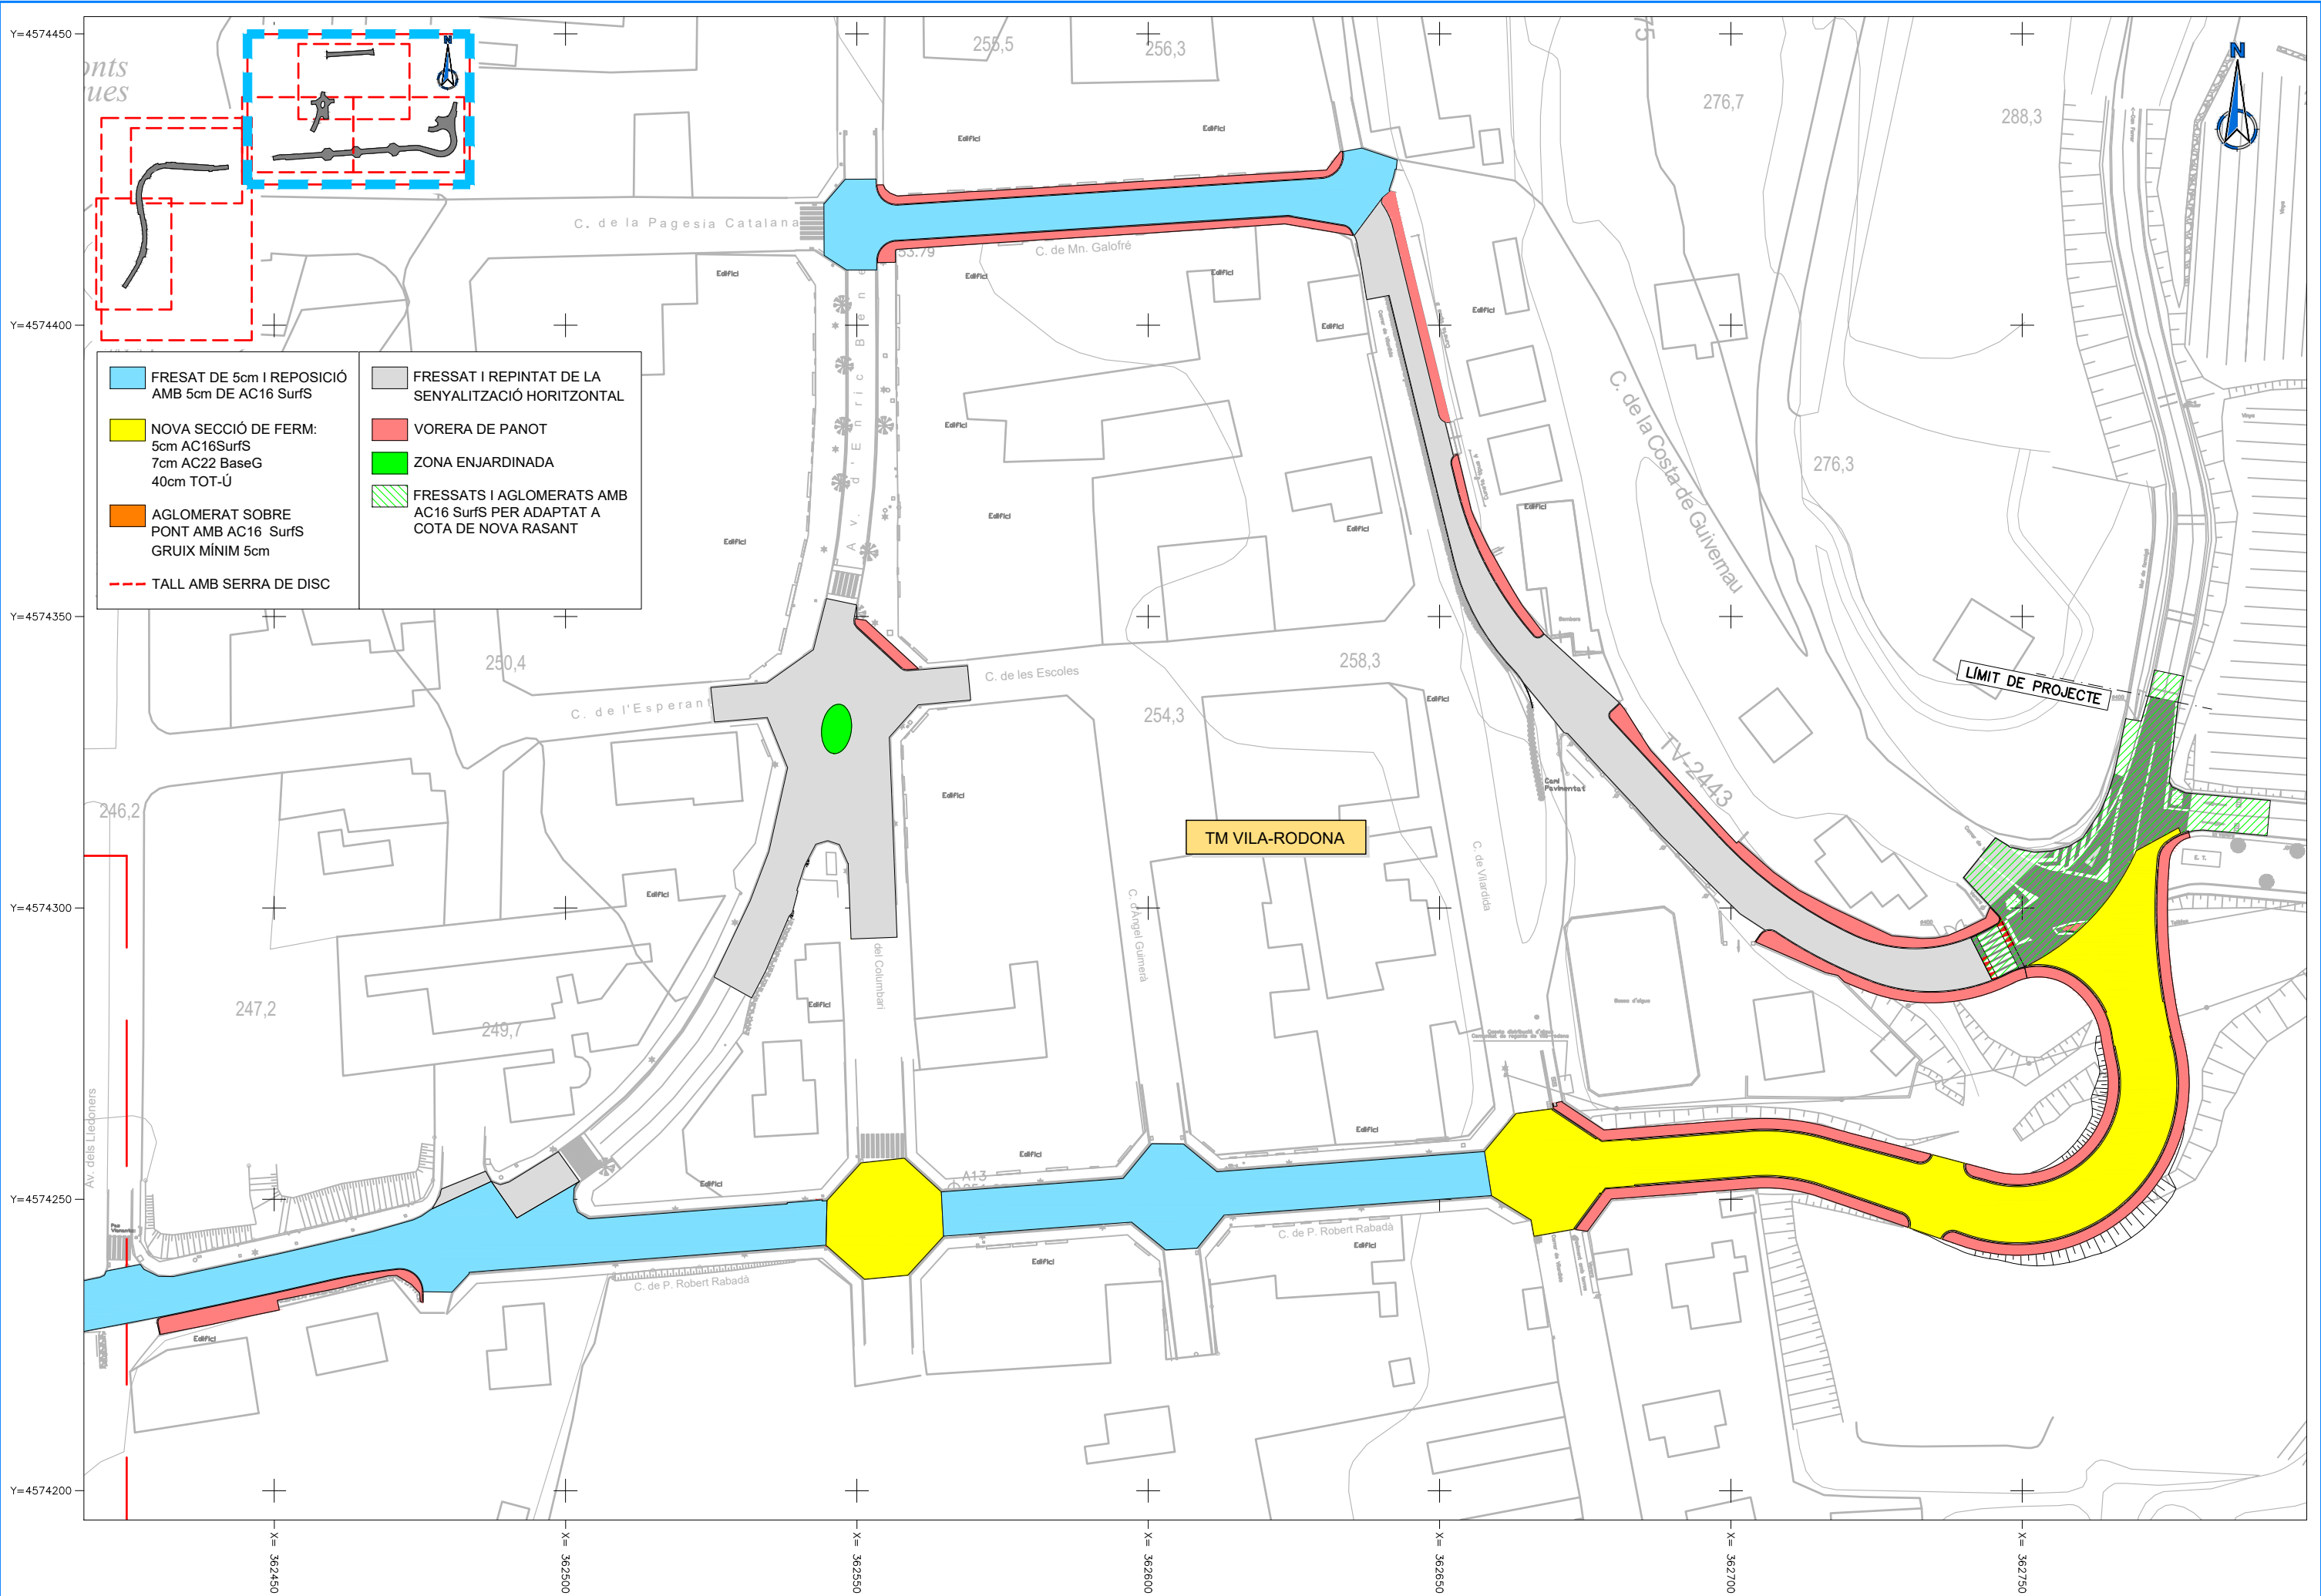


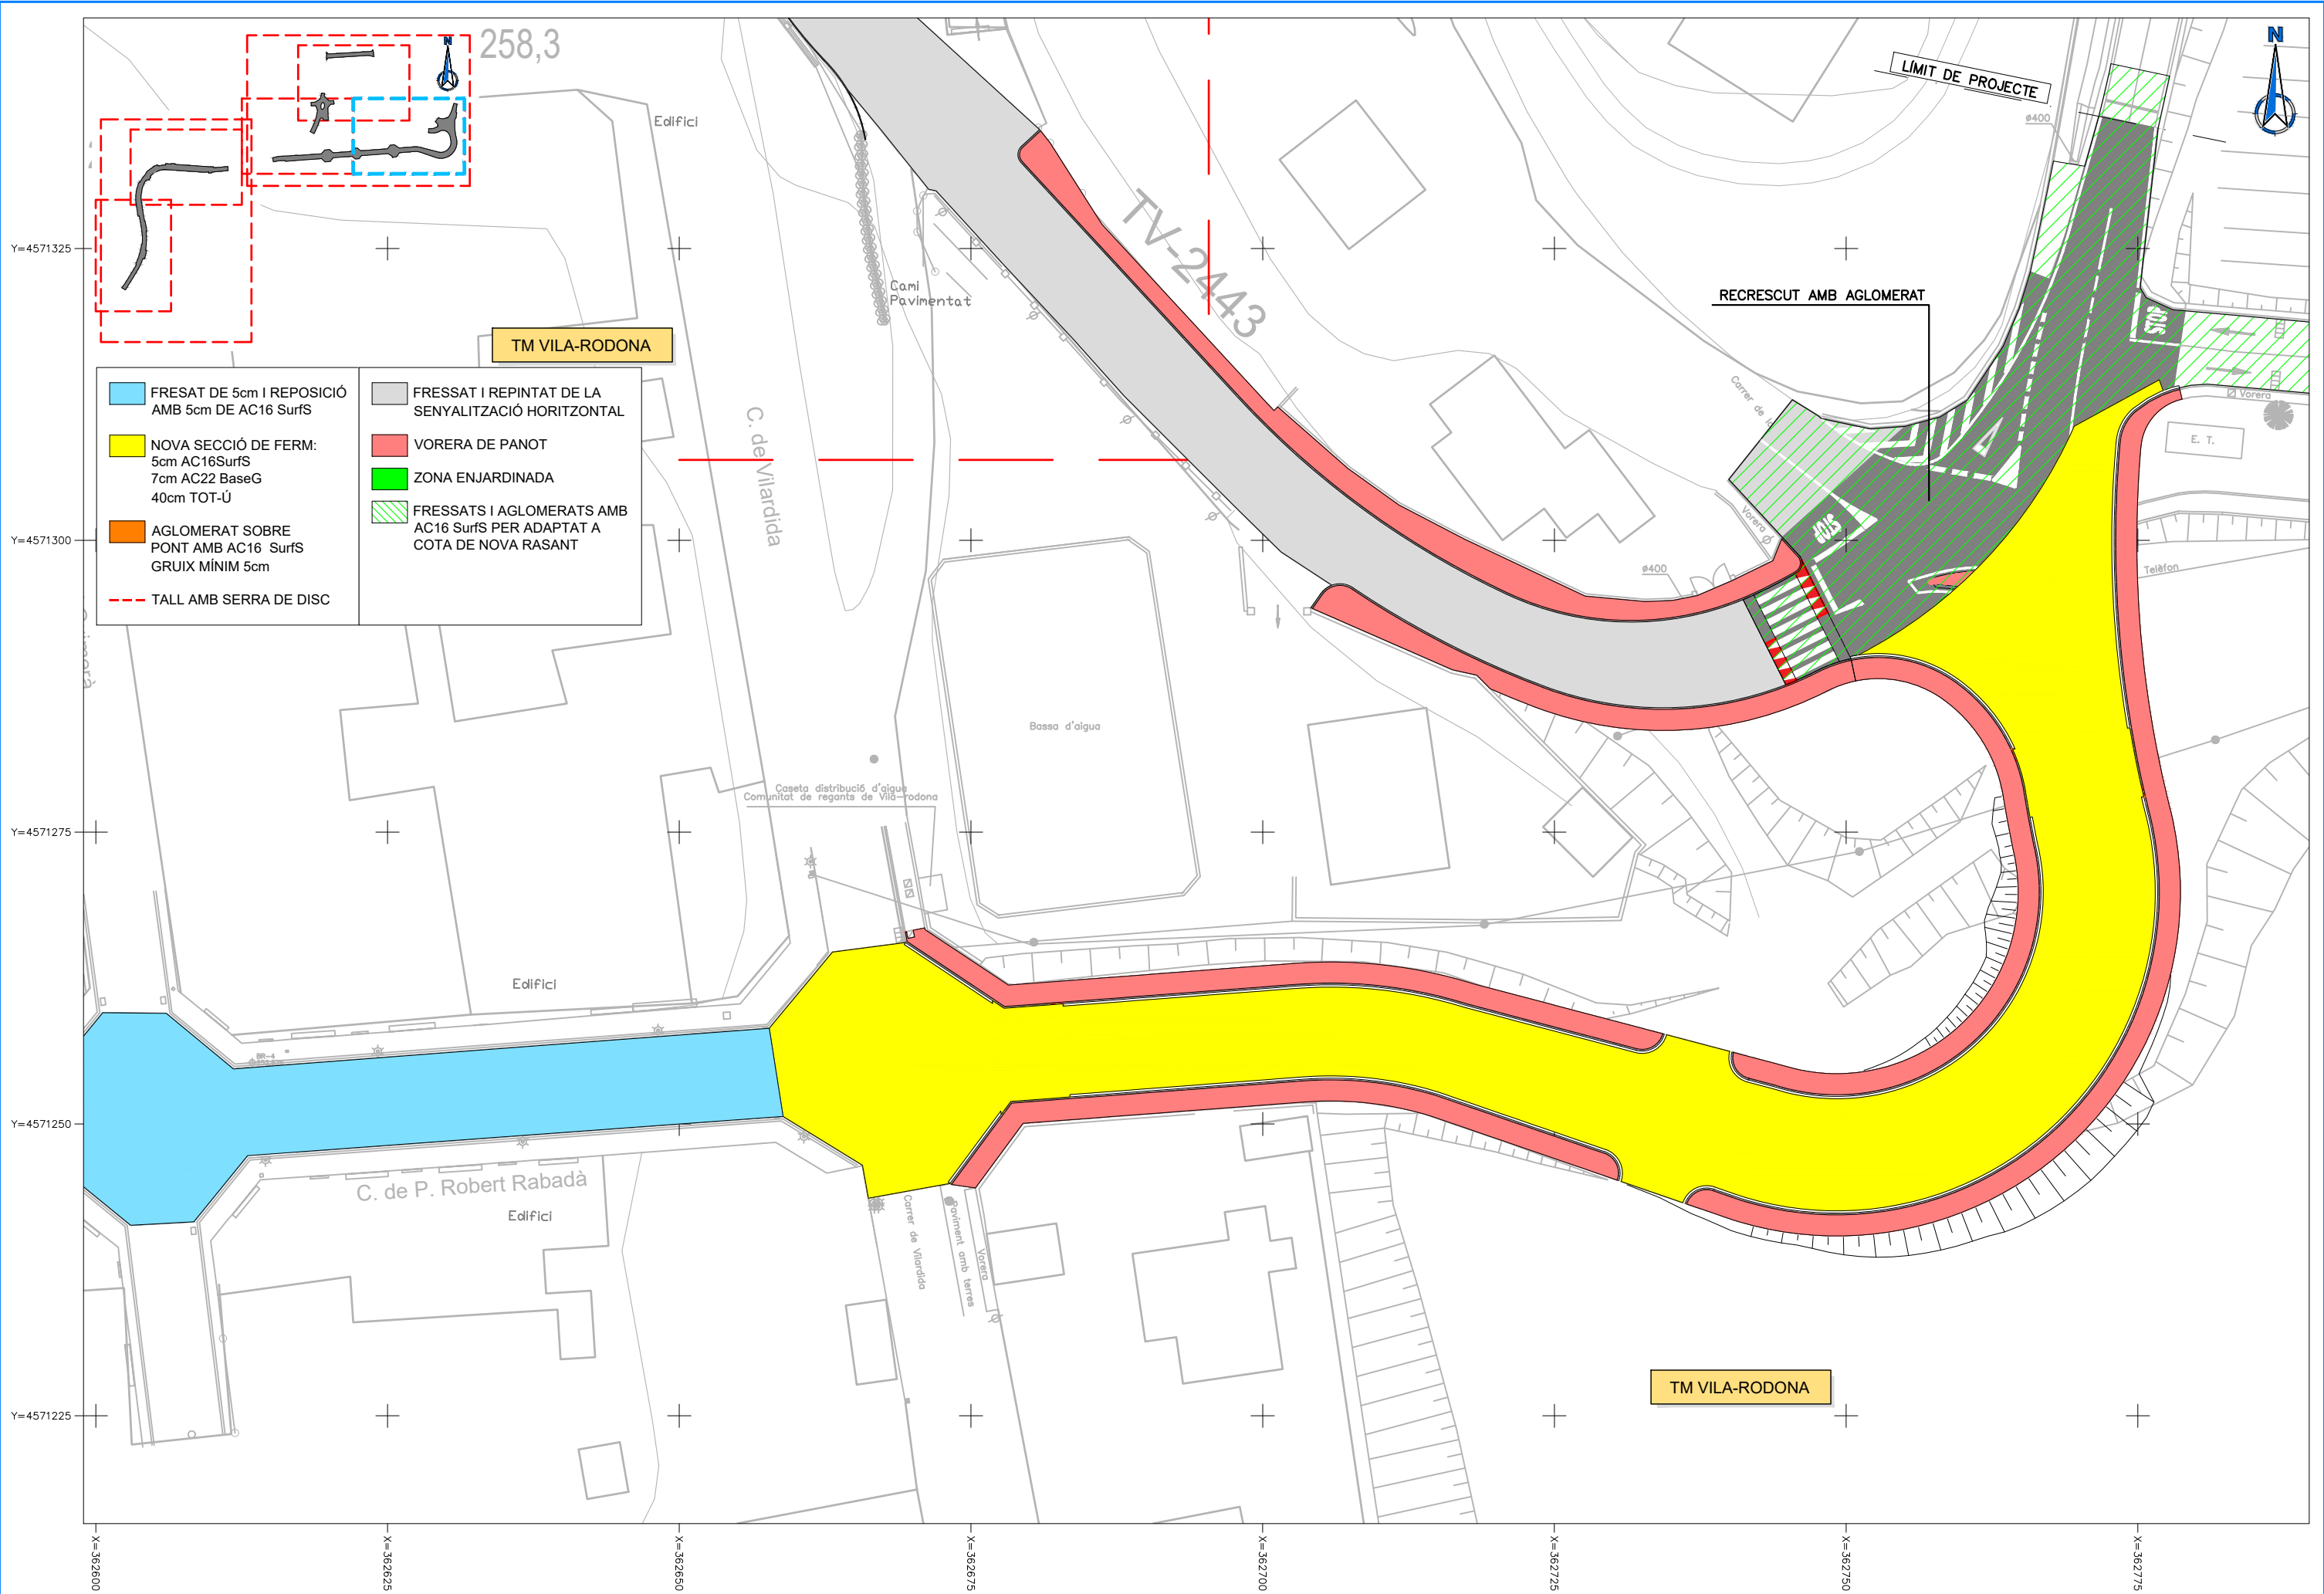


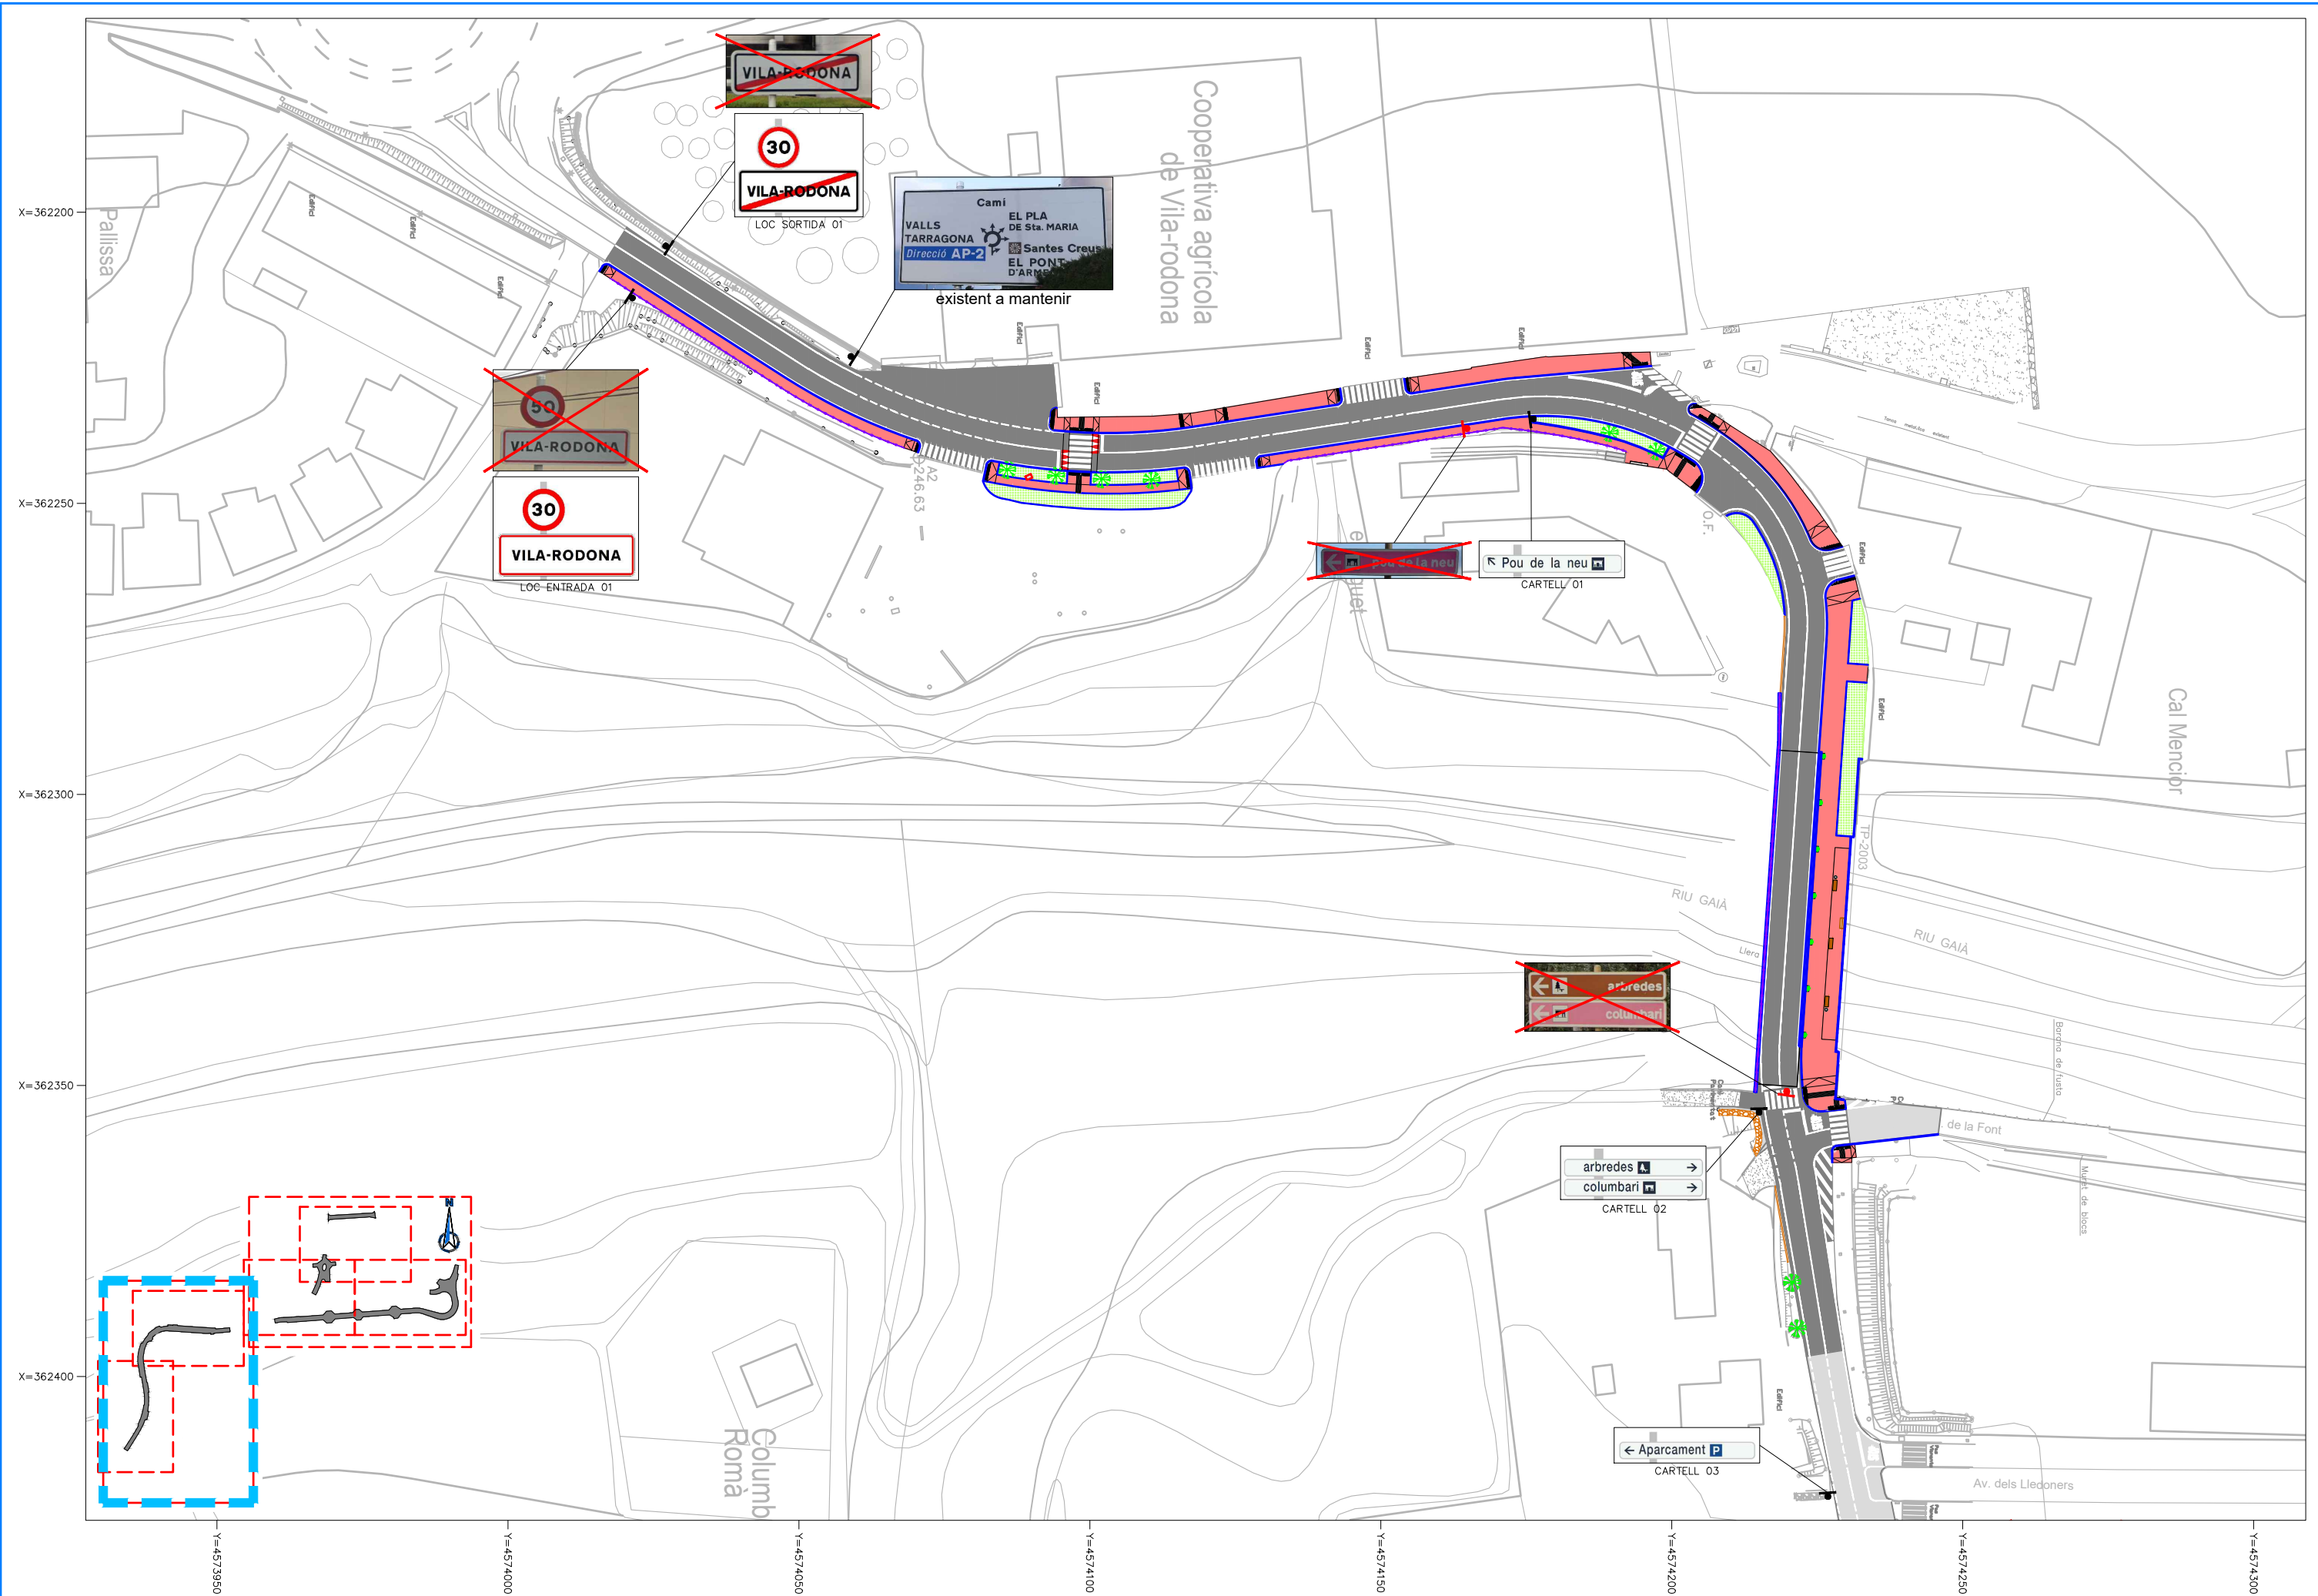

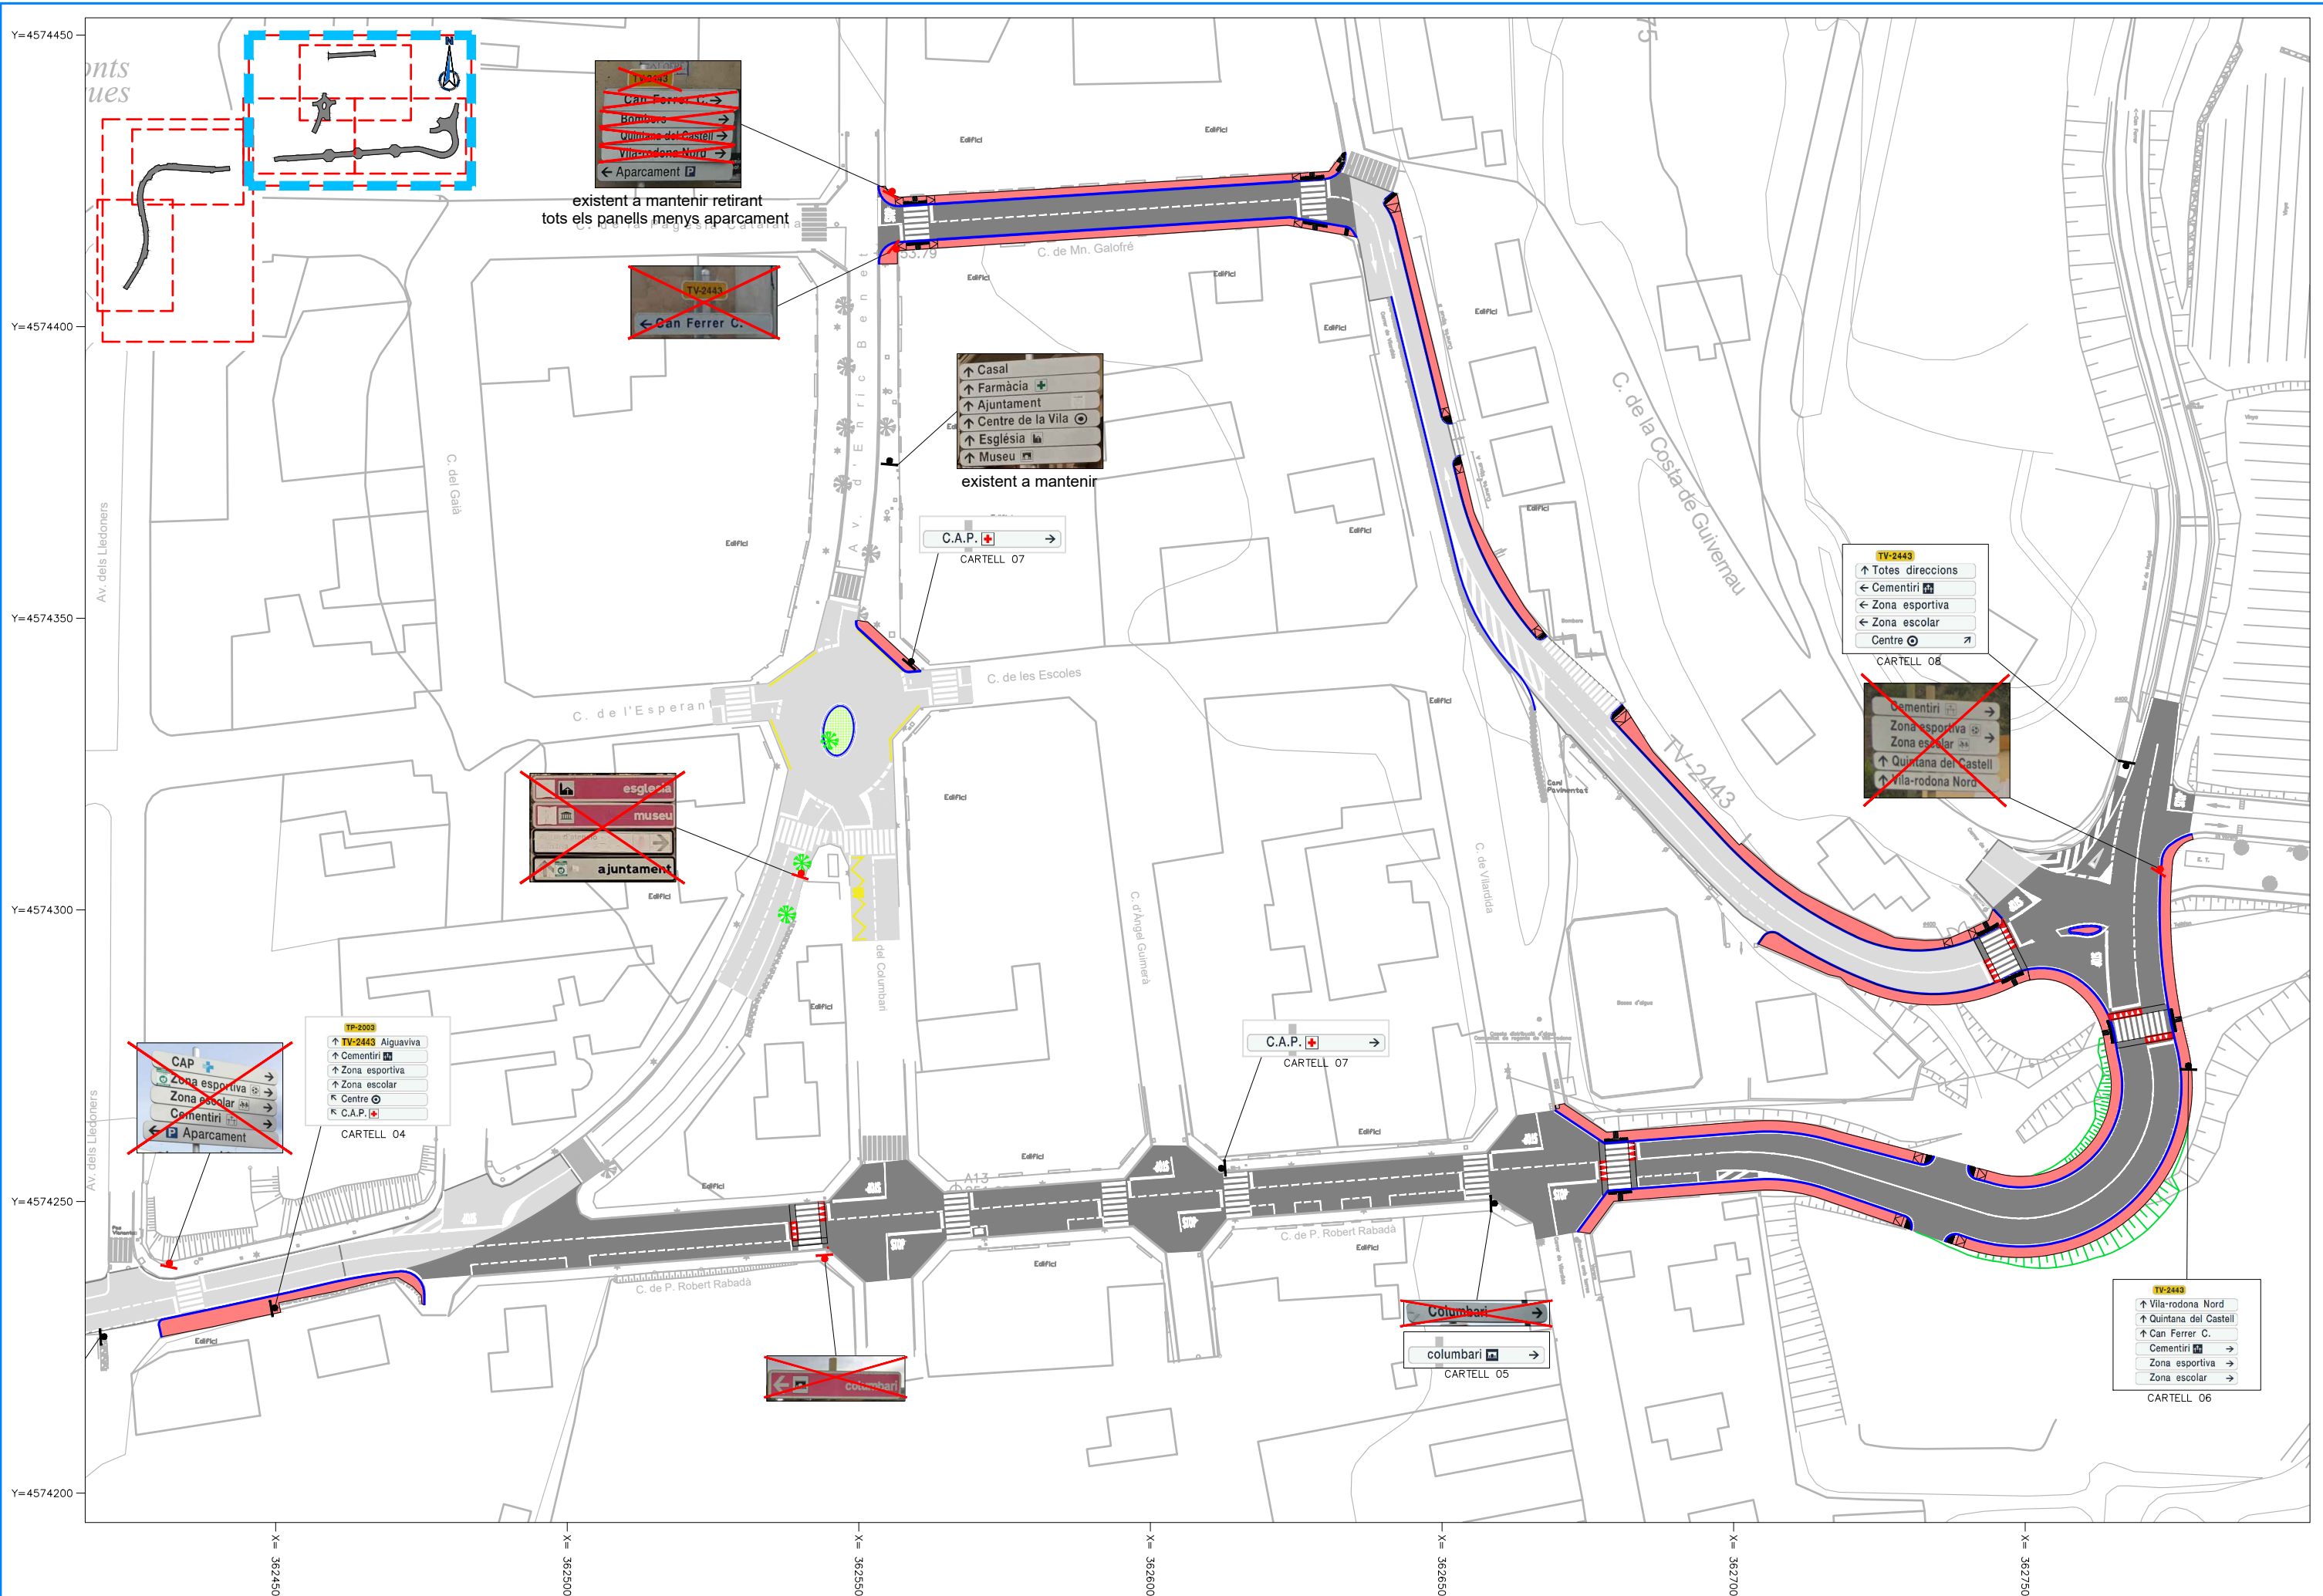


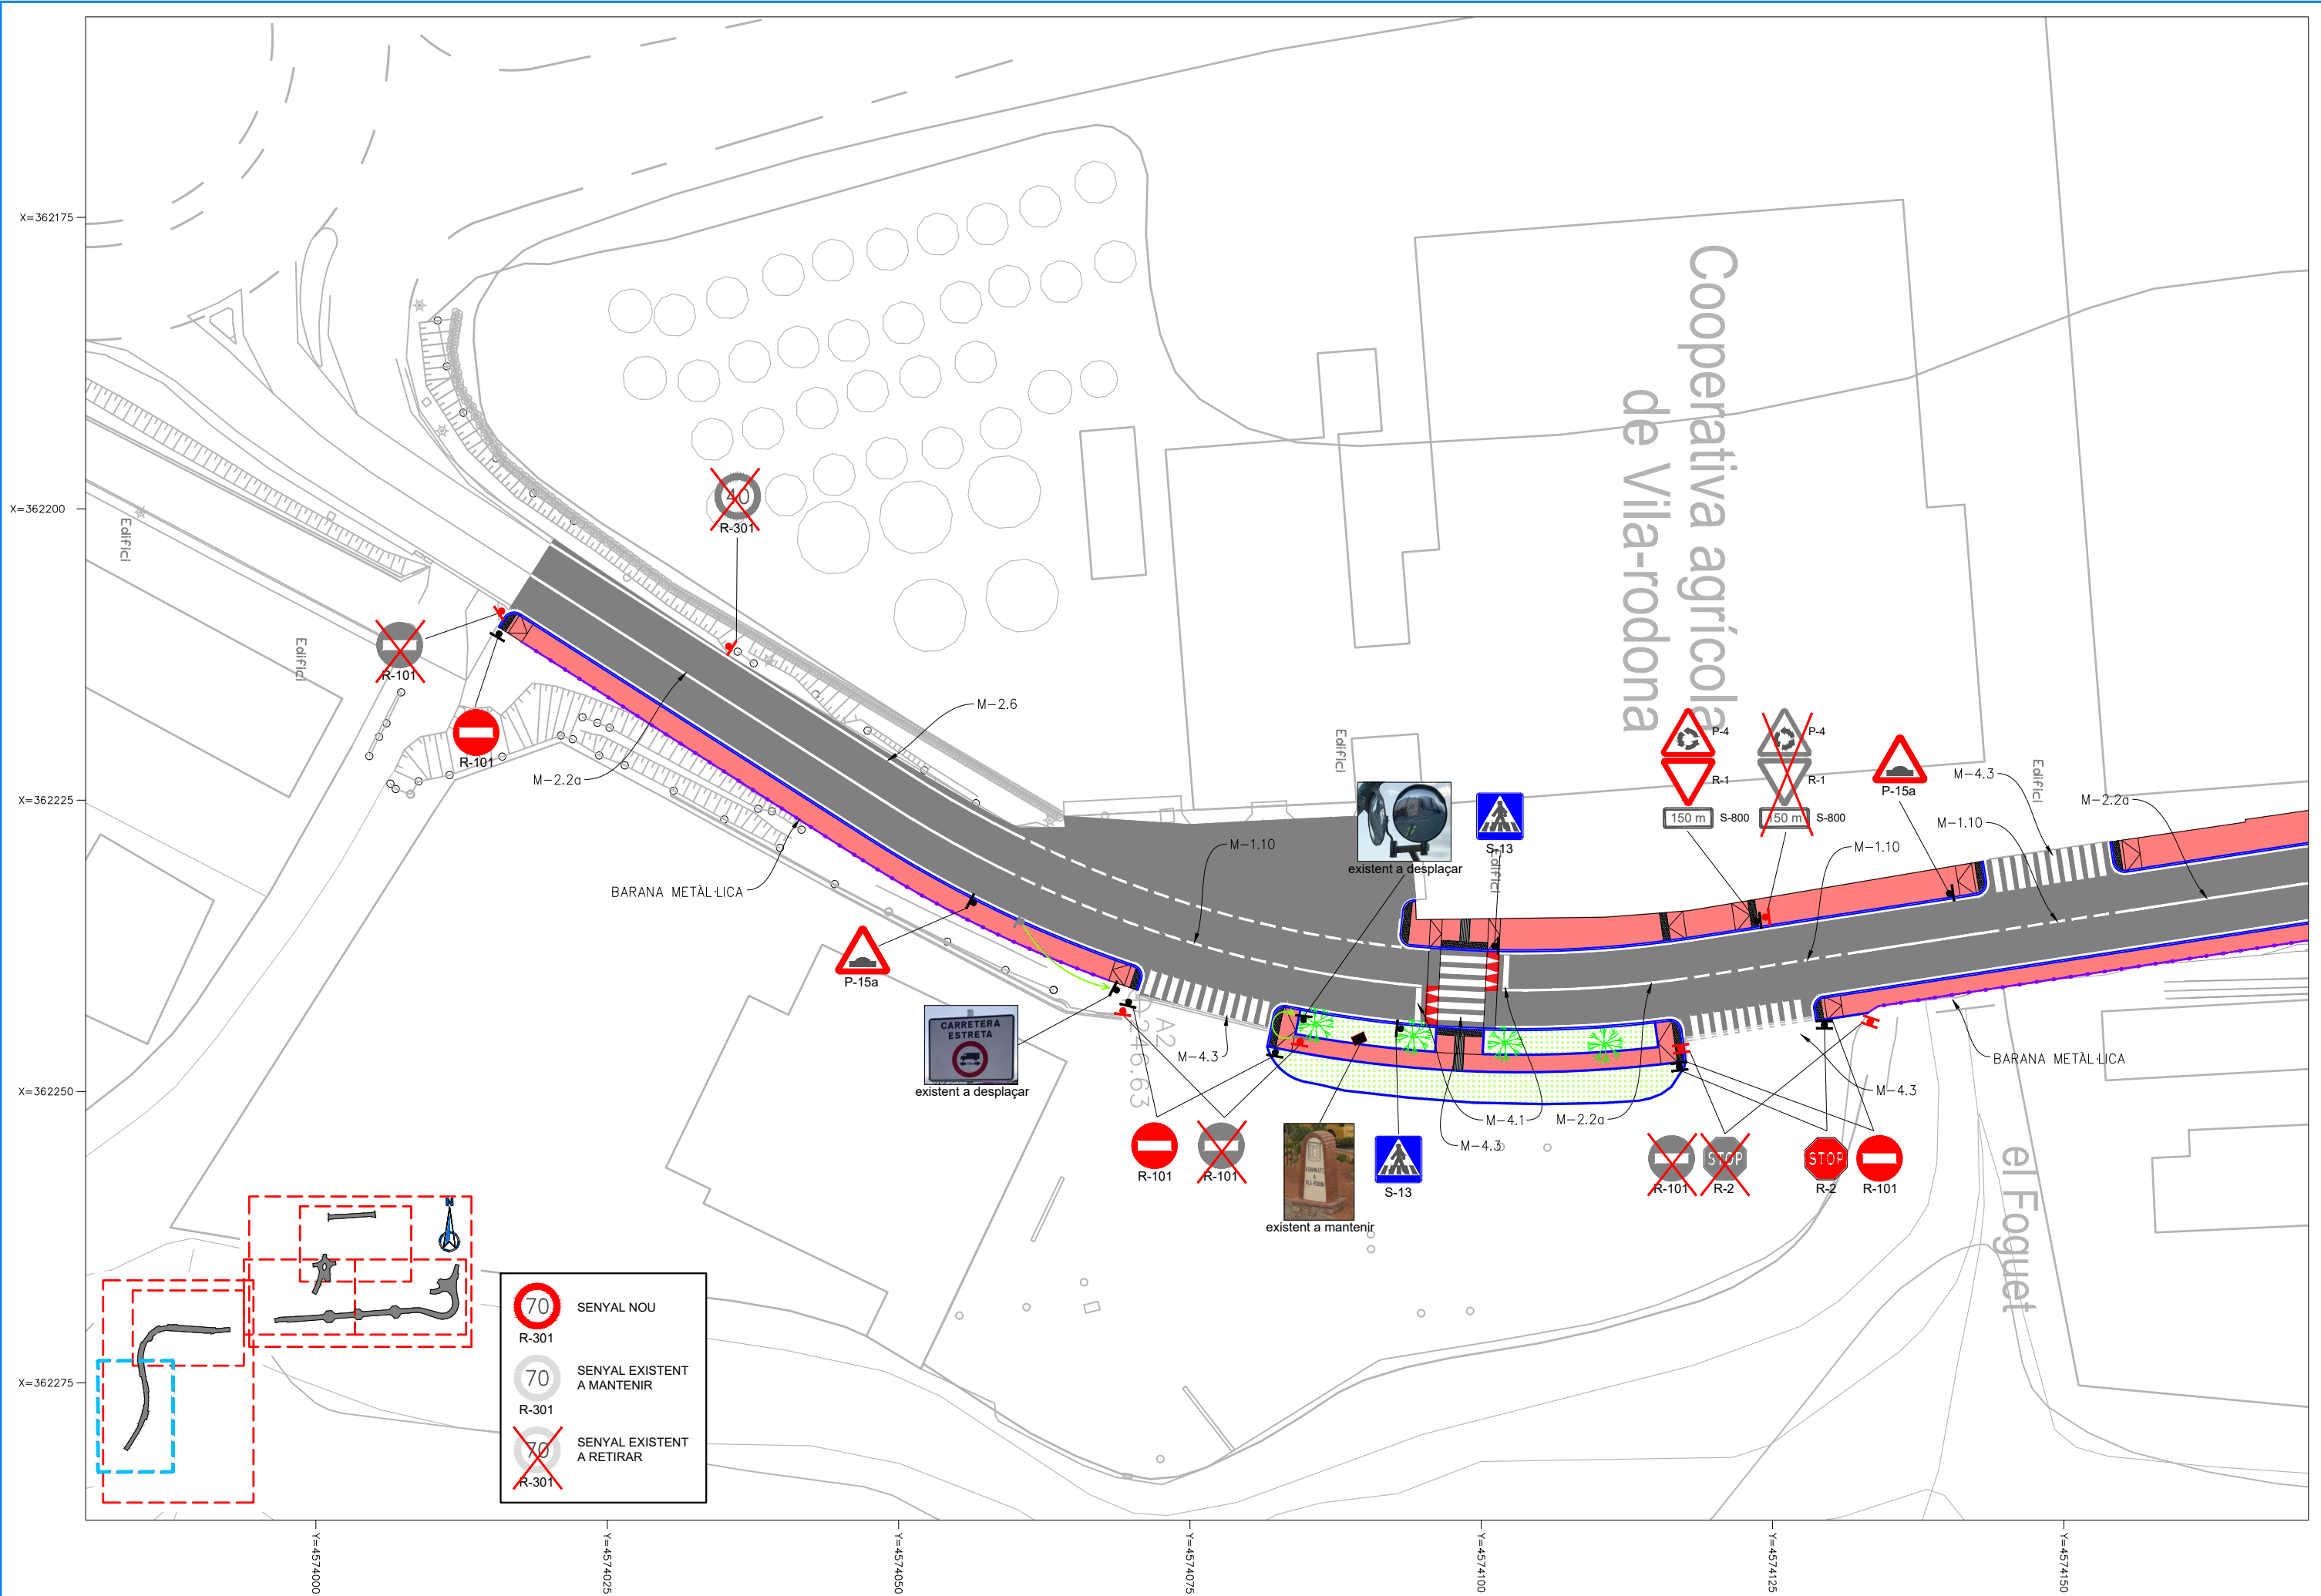




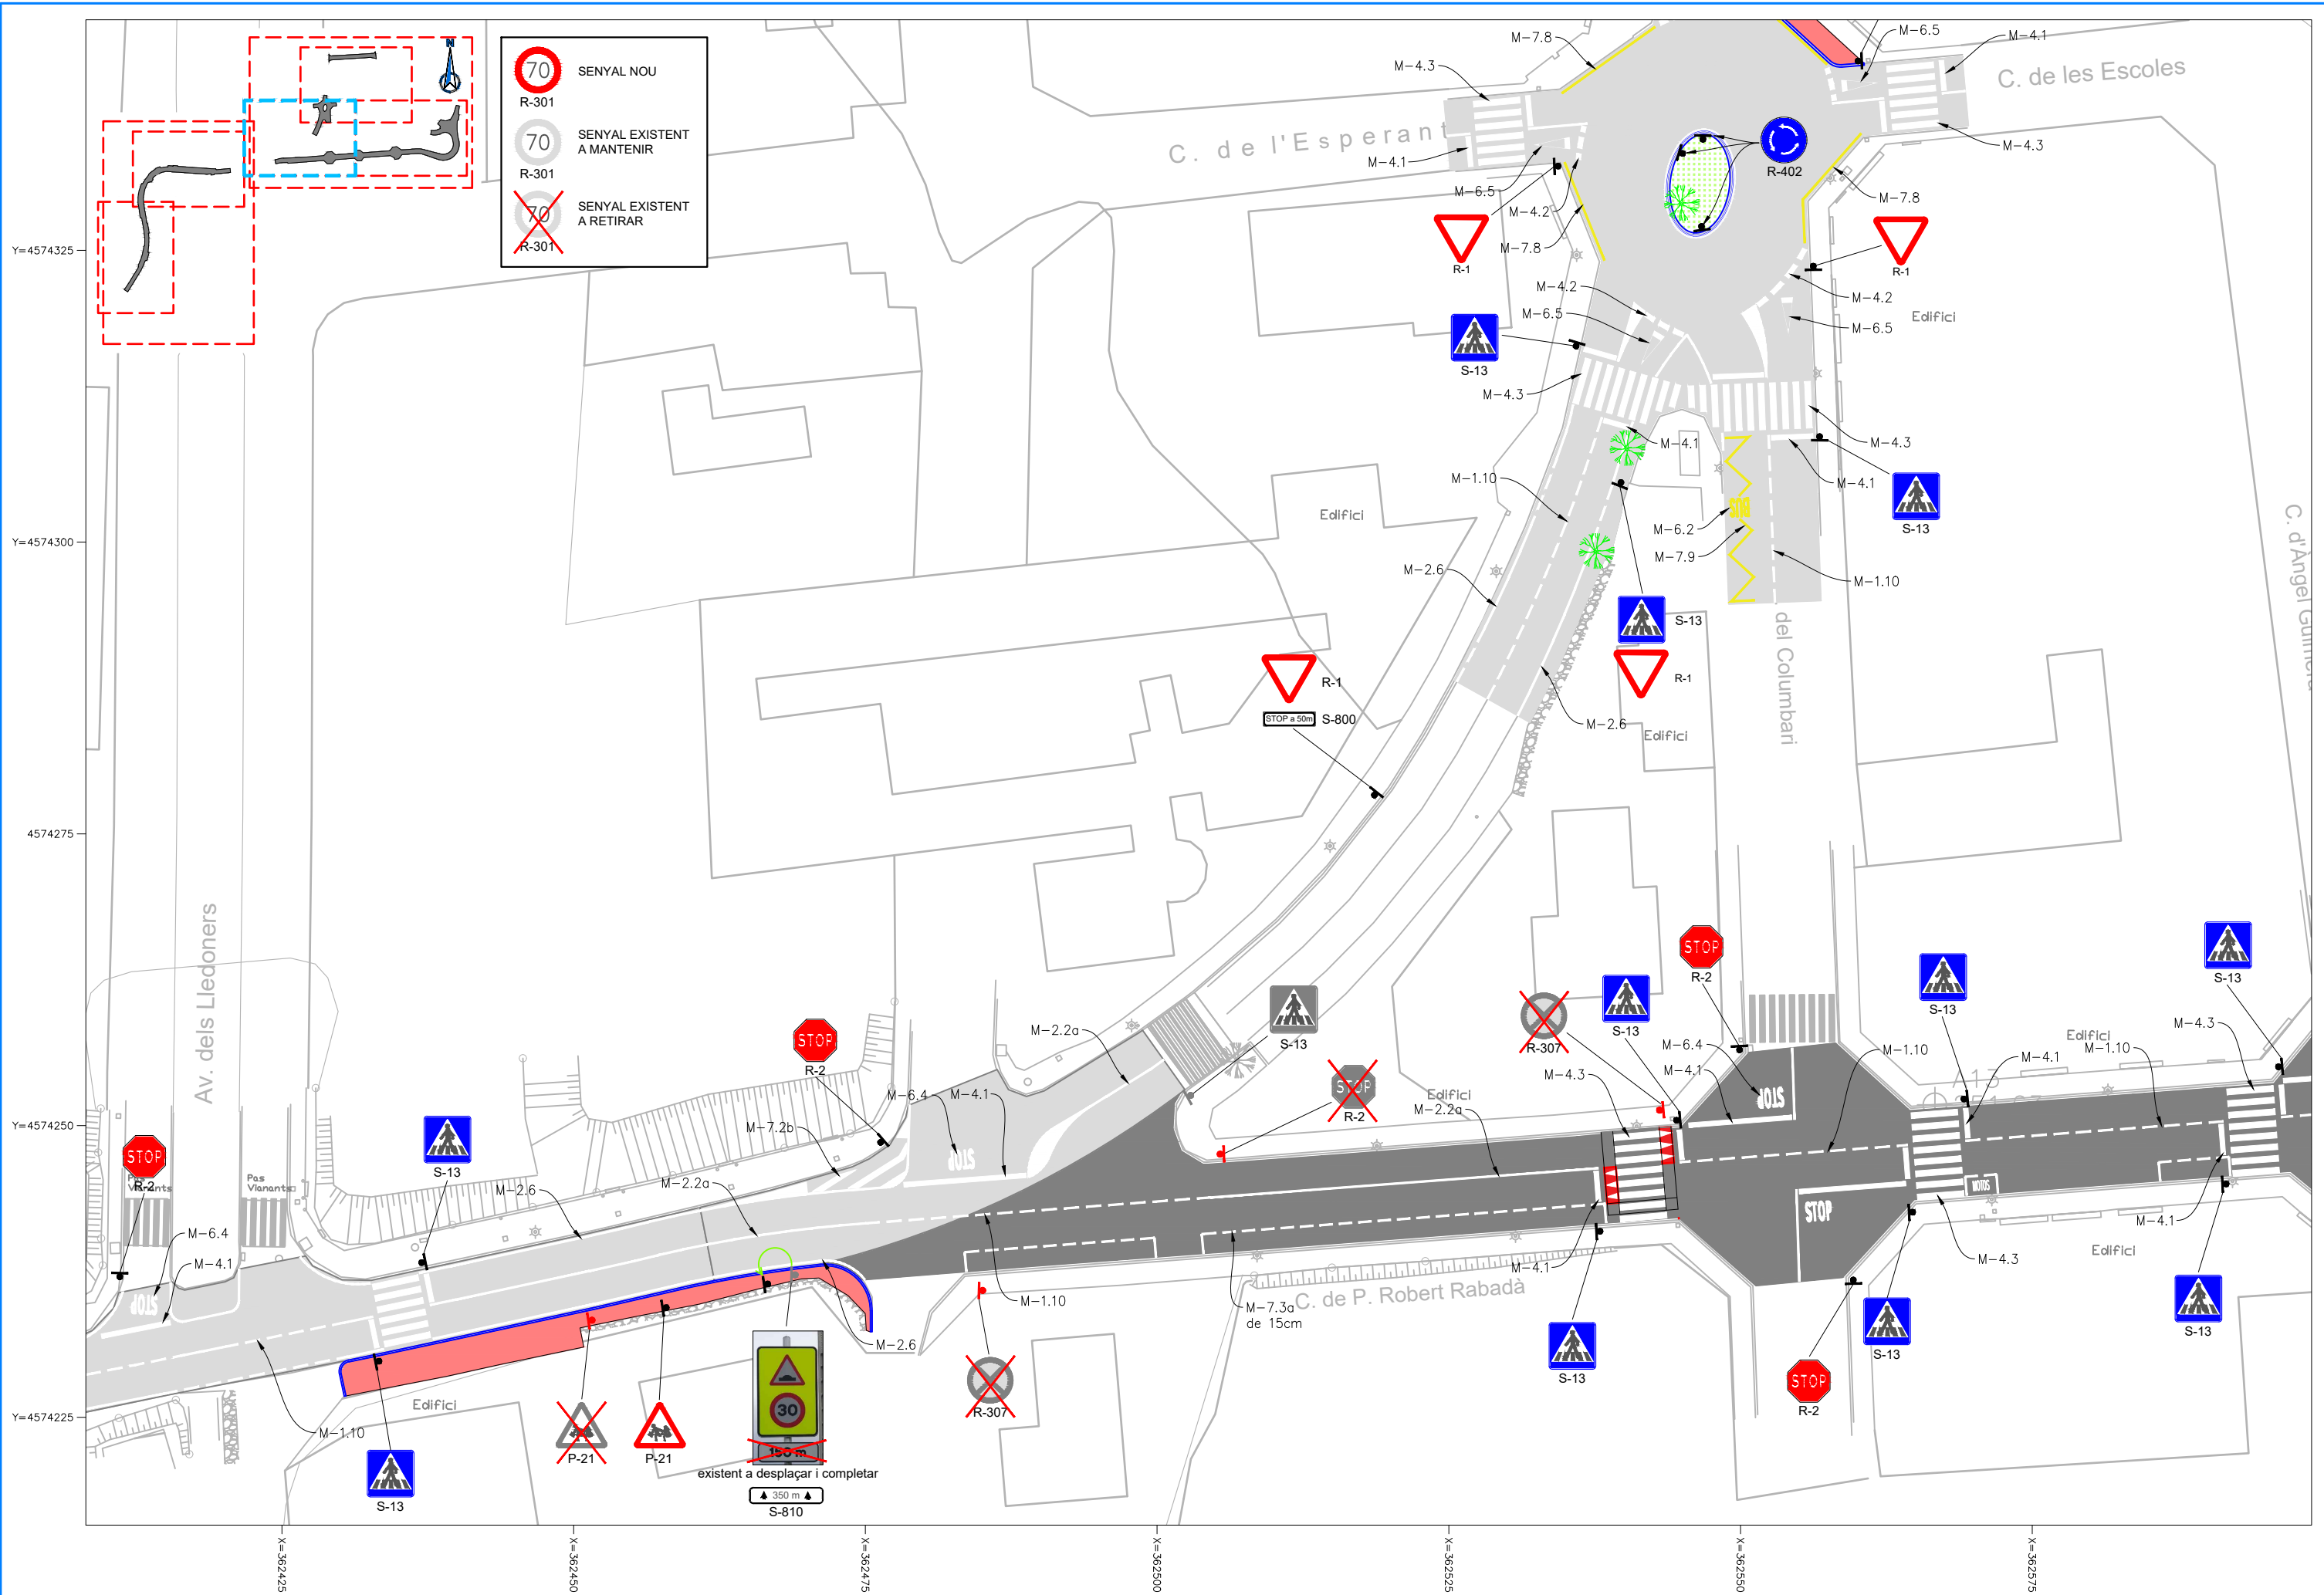


MARQUES LONGITUDINALS DISCONTINUES
SEPARACIÓ DE CARRILS NORMALS

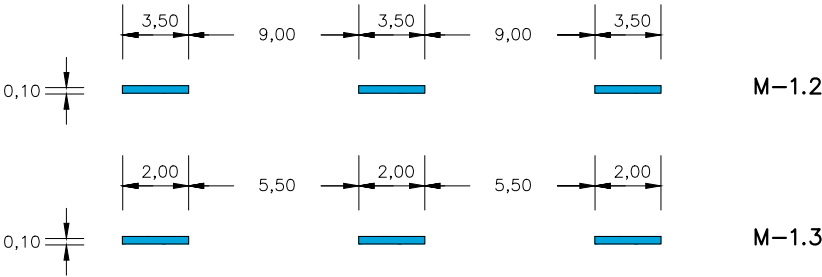

PREAVIS DE MARCA CONTINUA O DE PERILL

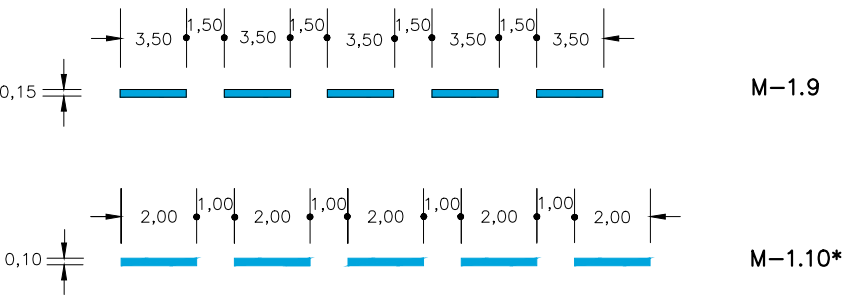


 LÍMIT DE CALÇADA EN VIES
AMB V.M. ≤ 100 km/h I VORAL < 1.50 m; M-1.12




MARQUES LONGITUDINALS CONTINUES

 PROHIBICIÓ D'AVANÇAMENT




VORA DE CALÇADA

 


ZONES DE NO CIRCULACIÓ

1. CIRCULACIÓ EN DOBLE SENTIT

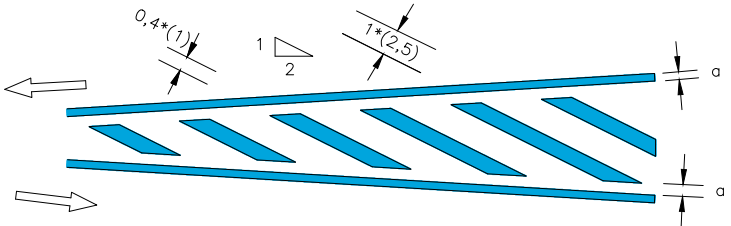


1. CIRCULACIÓ EN SENTIT ÚNIC

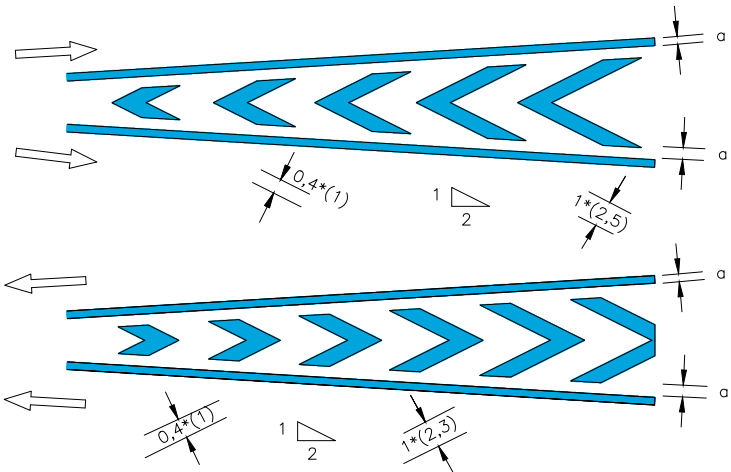


a = 0,15 si V > 50 Km./h
a = 0,10 si V ≤ 50 Km./h

 DETALL - A




MARQUES VIALS LONGITUDINALS CONTINUES ADOSSADES A DISCONTINUES

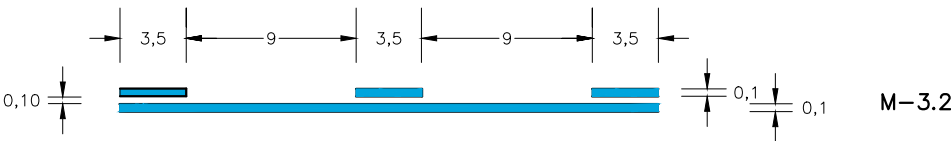


NOTA: EN EL EIX ES PINTARÀ LA LÍNIA CONTINUA

FLETXES

M-5.1 y M5.2

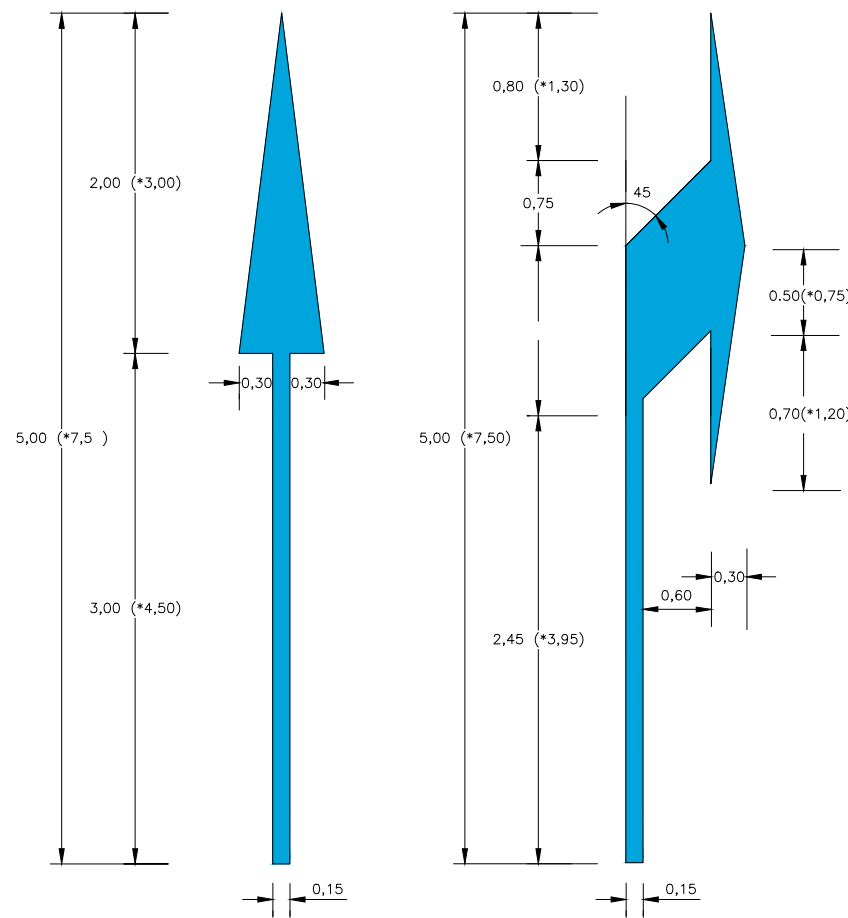


M-5.5 y M-5.6

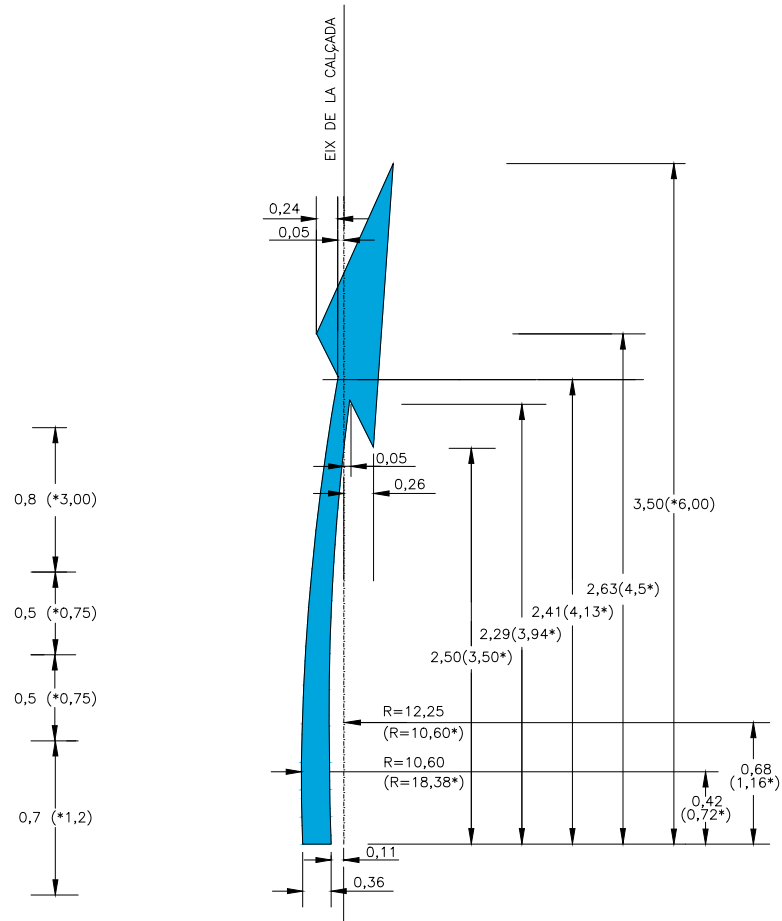


INSCRIPCIONS DE STOP

M-6.3

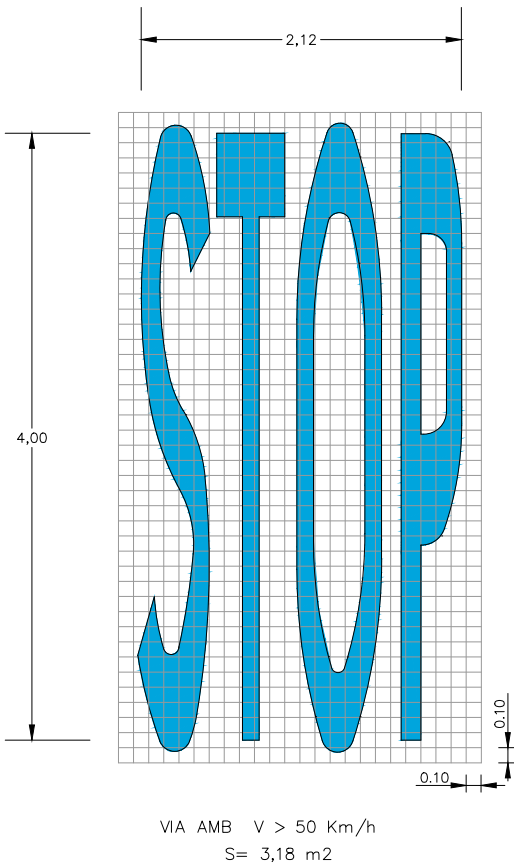


PAS DE VIANANTS

M-4.3

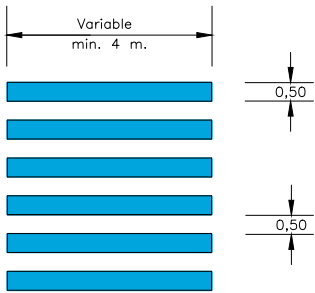

LÍNIA DE DONEU PAS

M-4.2

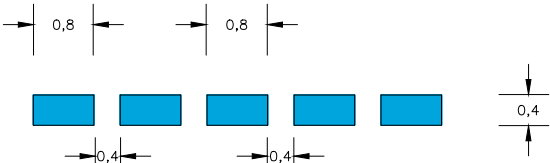


LÍNIA D'ATURADA

M-4.1




DONEU PAS





M-6.5

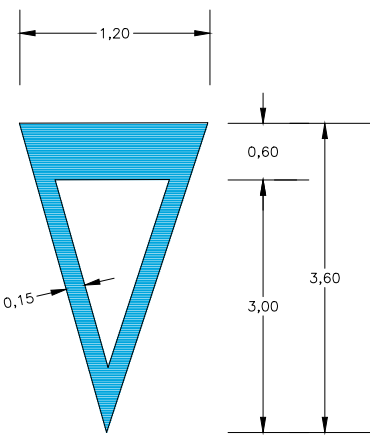

M-6.4

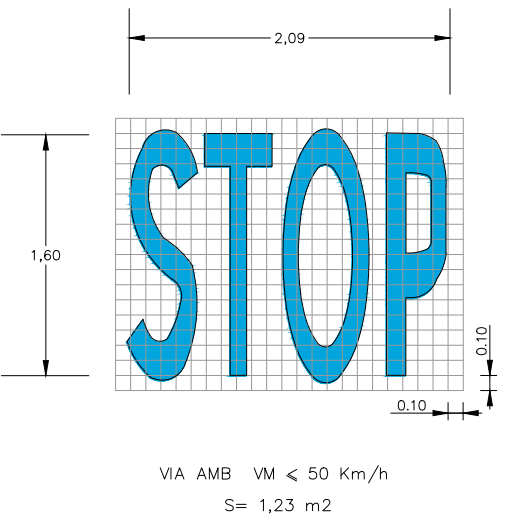

    NOTA : LES COTES MARCADES AMB * SON PER A CARRETERES AMB V ≥ 50 Km./h.



		AMB VORAL ≥ 1,50			AMB VORAL < 1,50			AMB VORERA		
L		1350			900			900		
D		900			600			600		
H		1800			1500			2300		
PAL	h<2100	100x50x3			80x40x2			—		
	h>2100	100x60x3			80x40x3			80x40x3		
FONAMENT		A	B	Z	A	B	Z	A	B	Z
		650	400	700	500	400	600	500	400	600





NOTES:
1-CADASCUNA DE LES DIMENSIONS SÓN DONADES EN MIL·LÍMETRES.
2-CADASCÚ DELS MATERIALS SÓN D'ACER GALVANITZAT, A NO SER
QUE HI HAGI ALGUNA INDICACIÓ EN CONTRA.
3-L'ORLA DELS SENYALS SERAN EMBOTIDES.


DIPUTACIÓ DE TARRAGONA

DISTINTIU DE COLOR NEGRE QUE PORTARAN
LES PLAQUES AL REVERS AMB LA DATA DE
FABRICACIO I REFERENCIA DEL FABRICANT.



CARTELLS EN TERRAPLE

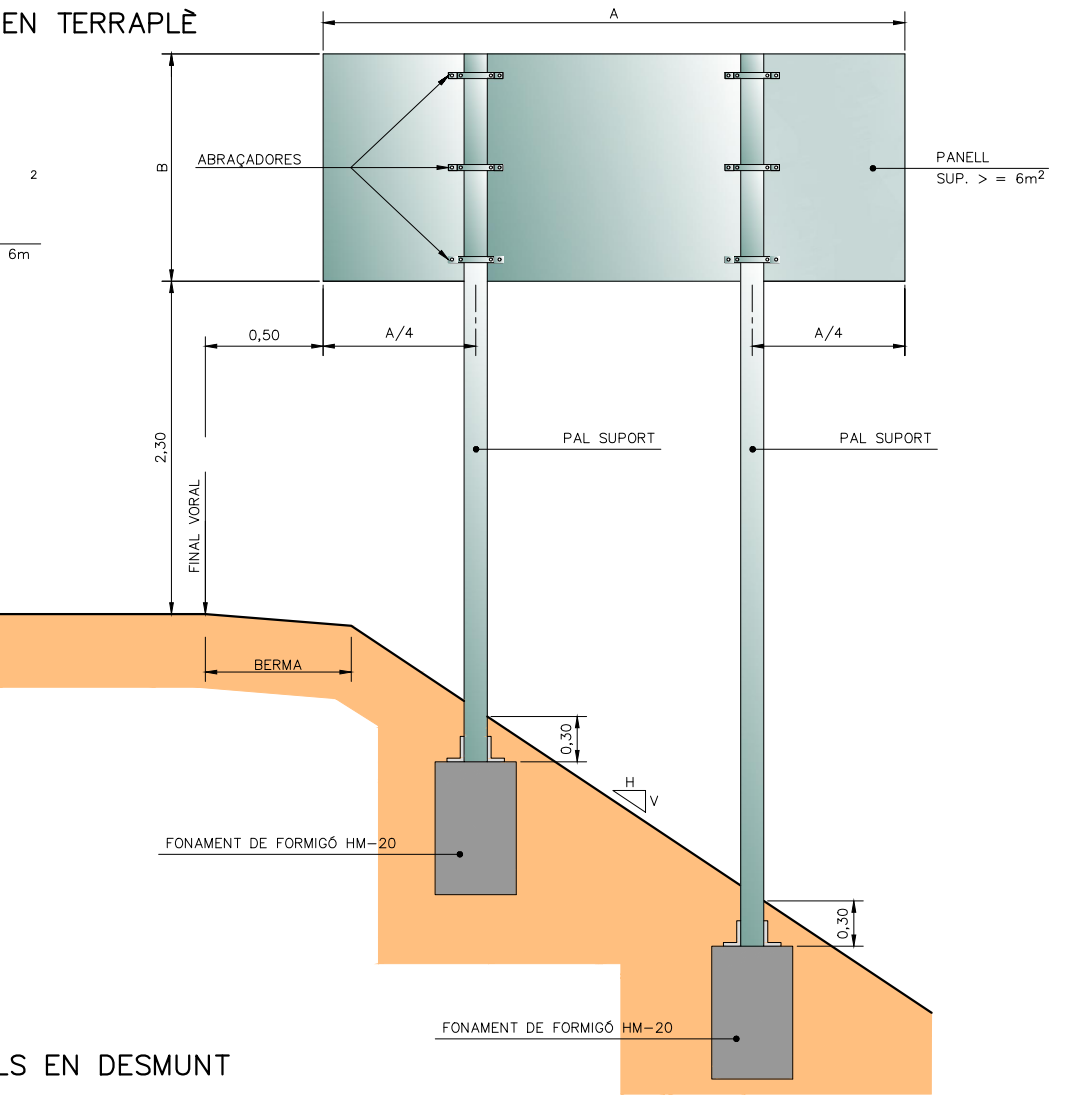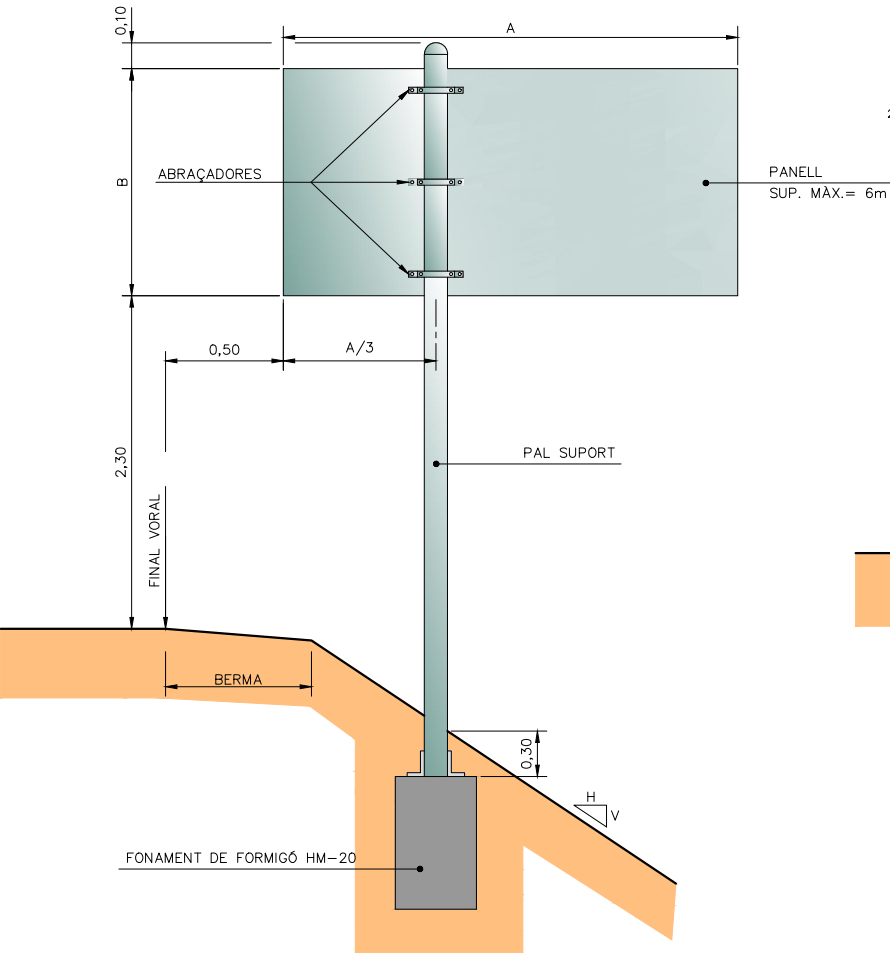

CARTELL EN VORERA

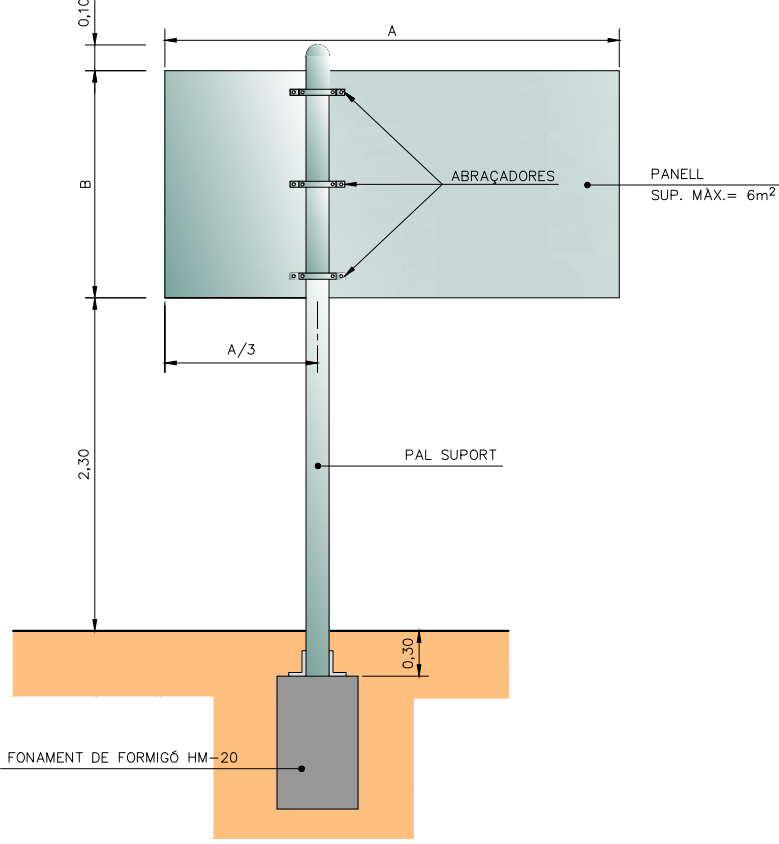

CARTELLS EN DESMUNT

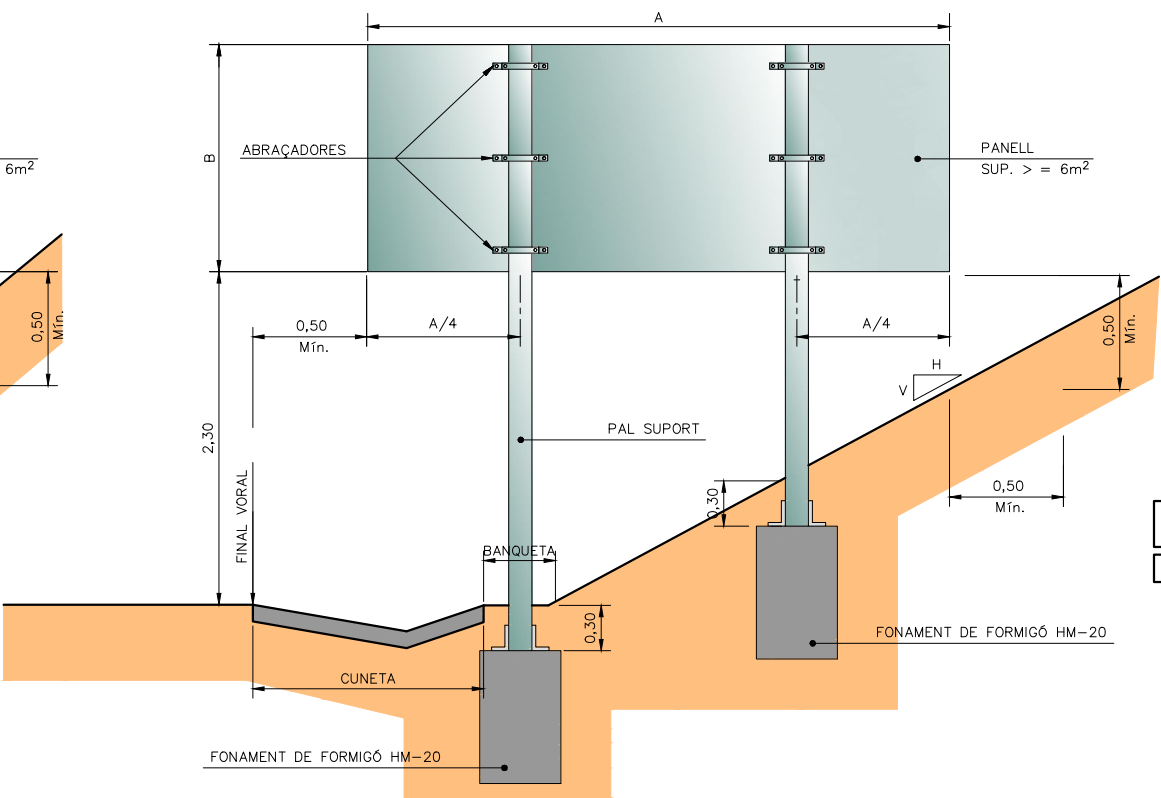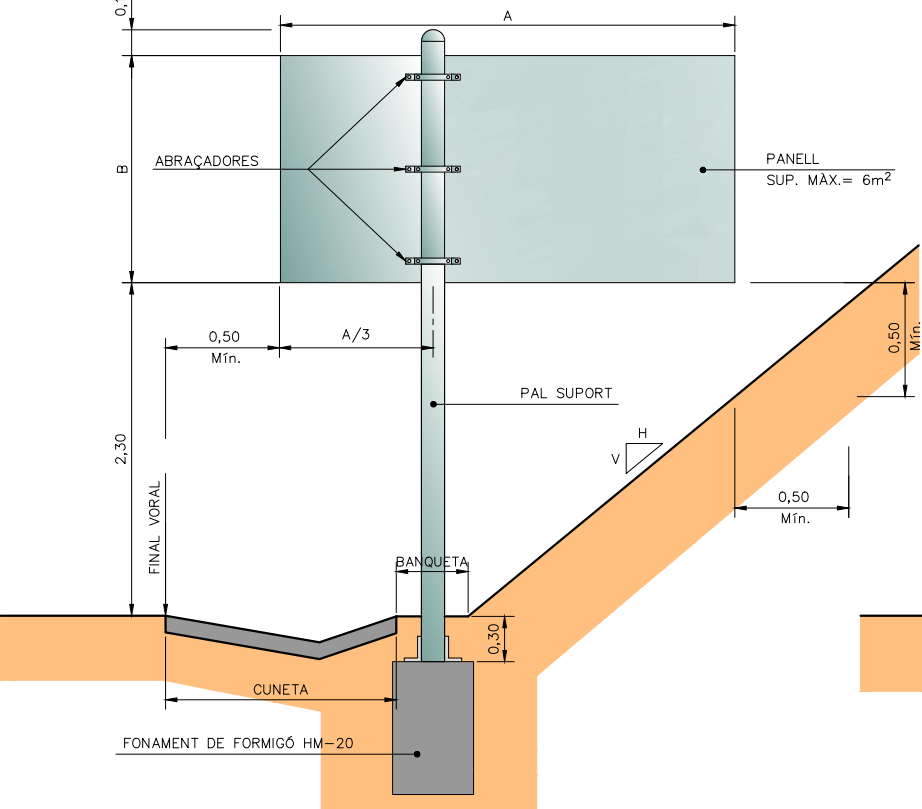


QUADRE				
SUPORT TIPUS	FONAMENT			
Suport	Llarg a (m)	Ample b (m)	Alçada c (m)	Pern ø
MA	0,60	0,60	0,50	—
MB	0,90	0,60	0,60	—
MC	1,10	0,70	0,70	16
MD	1,30	0,90	0,80	16
ME	1,50	0,90	0,90	20
MF	1,70	1,10	1,00	20
MG	1,90	1,10	1,10	24
MH	2,10	1,30	1,20	30

CARTELLS AMB DOS PALS: CADA SUPORT ES FONAMENTARÀ COM UN CARTELL D'UN SOL PAL DE LA MATEIXA ALÇADA I UNA TERCERA PART DE LLARGADA.

FONAMENTS PER PRESSIÓ DEL VENT DE 1500 N/m²





FITA KILOMÈTRICA S-572
Dimensions 400x600 mm
Tipografia RIGE

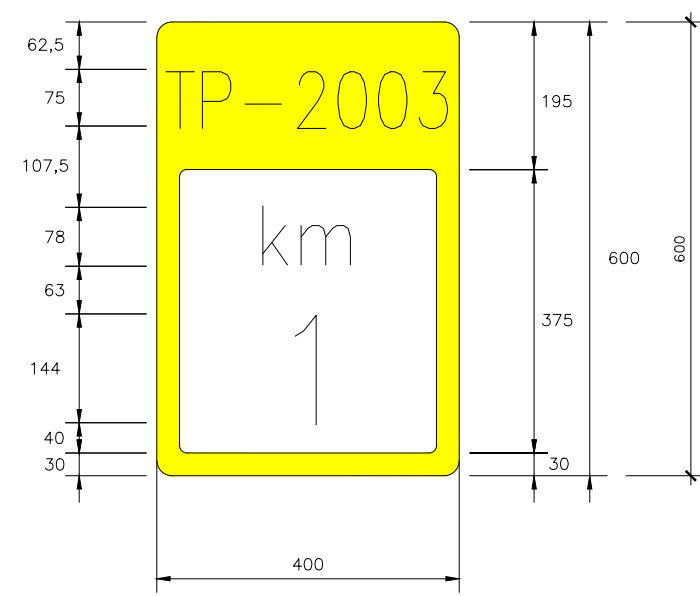


DIPUTACIÓ DE TARRAGONA

DISTINTIU DE COLOR NEGRE QUE PORTARAN
LES PLAQUES AL REVERS AMB LA DATA DE
FABRICACIÓ I REFERÈNCIA DEL FABRICANT.


SEYNAL PERIURBANS PER REDUCCIÓ DE VELOCITAT
Dimensions 900x1350mm i 900x200mm
Tipografia RIGE

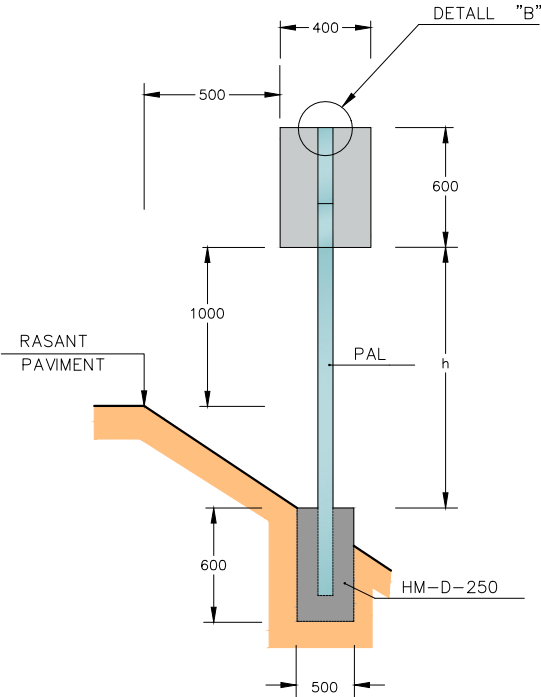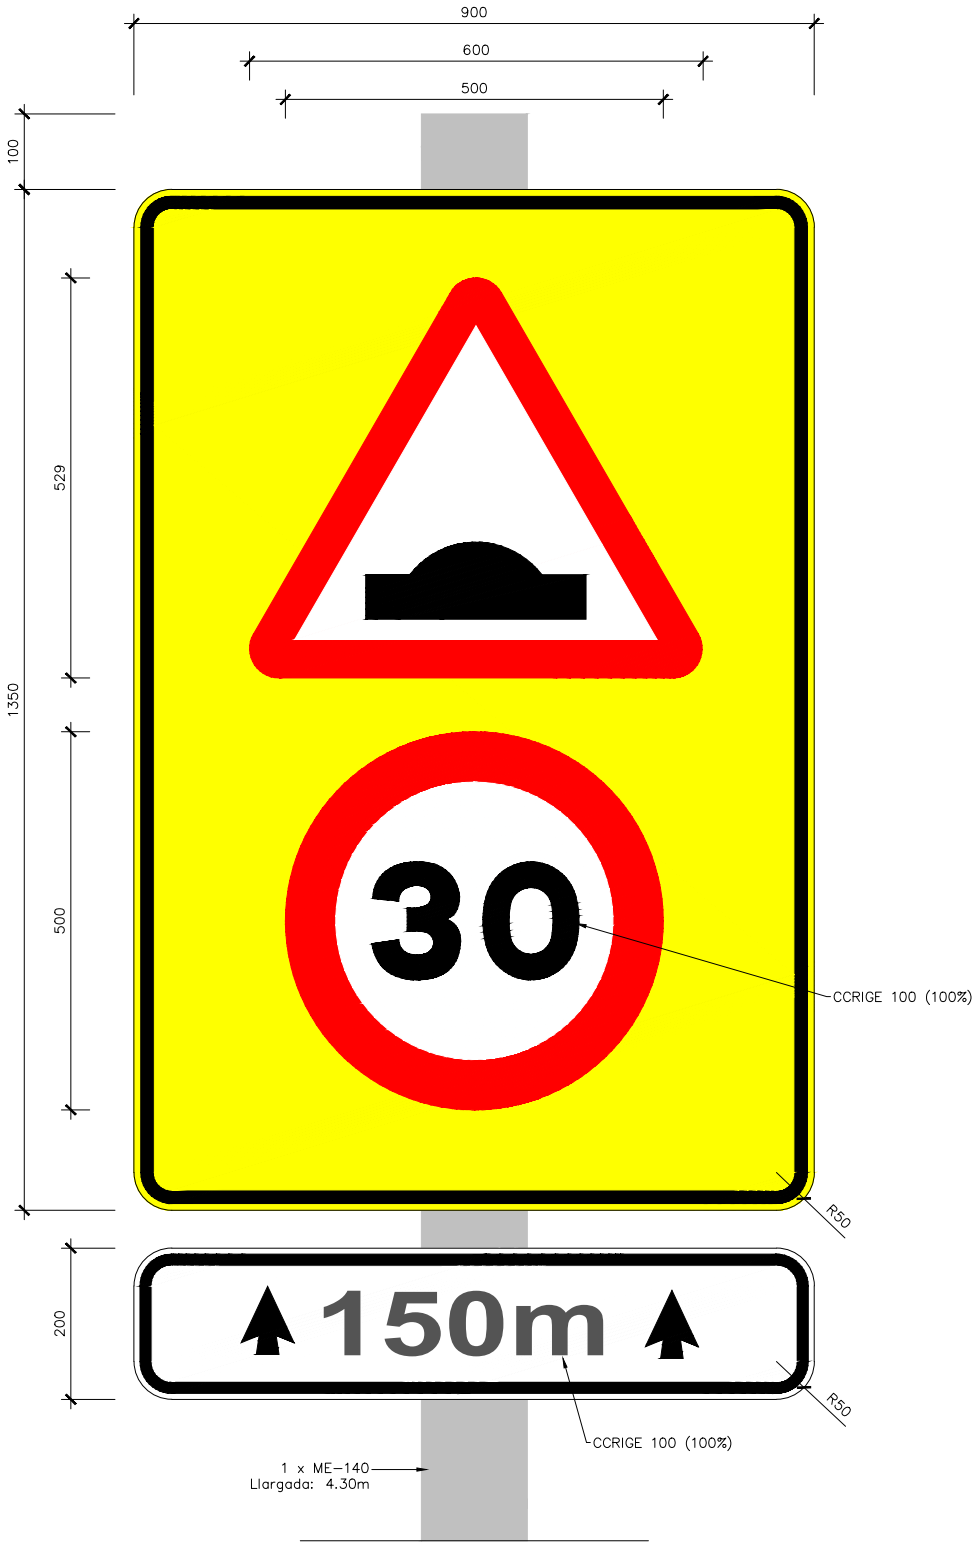


SENyal HITo KILOMETRIC
ESCALA = 1:20

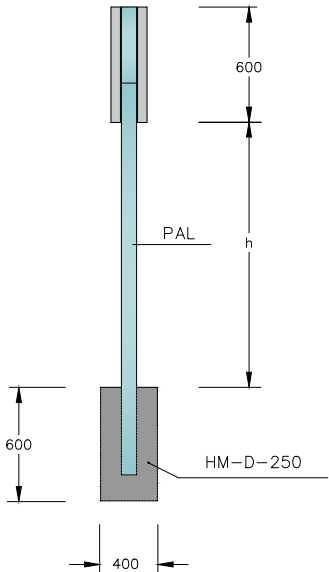


ALÇAT LATERAL
ESCALA = 1:20

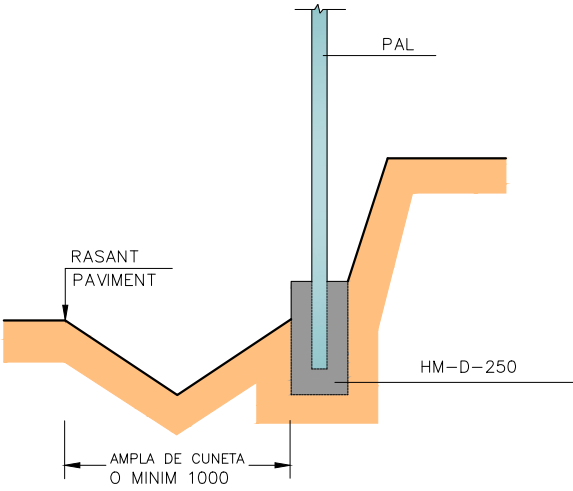


SENyal EN DESMUNT
ESCALA = 1:20

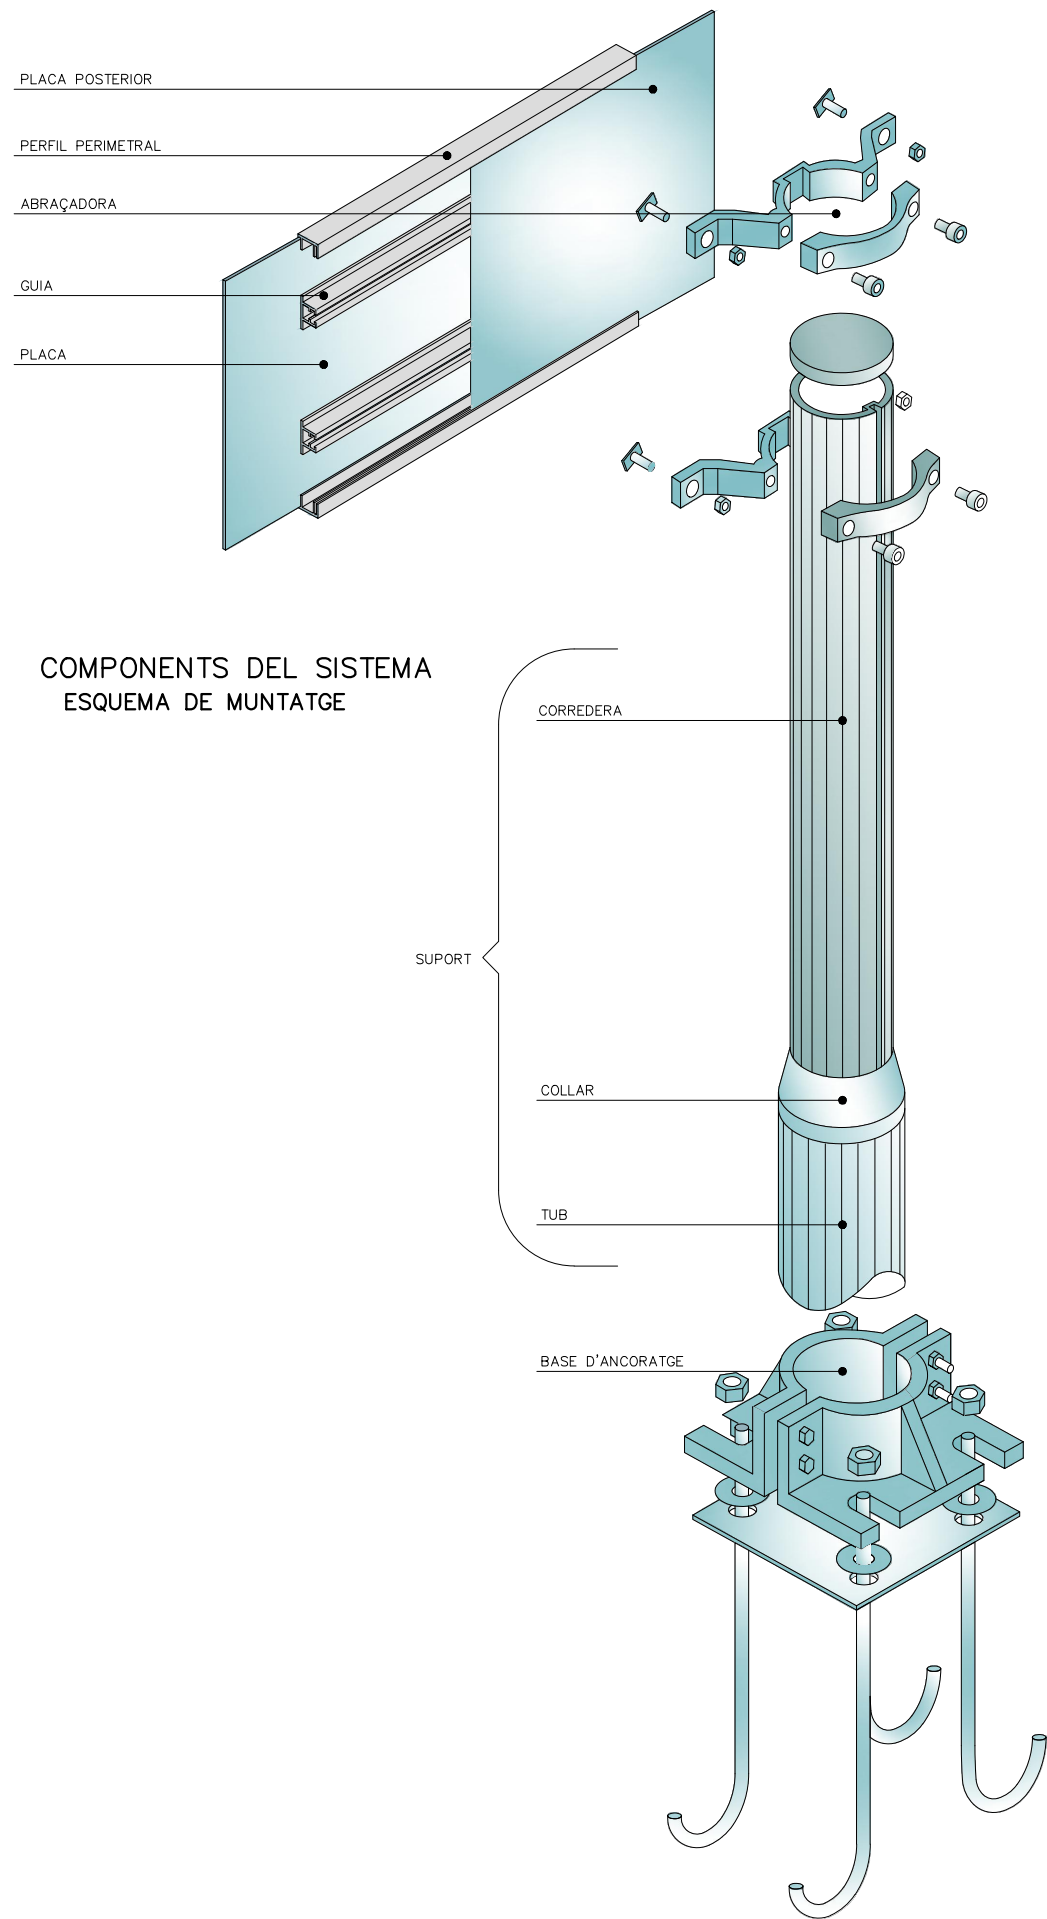


PLAQUES OBERTES

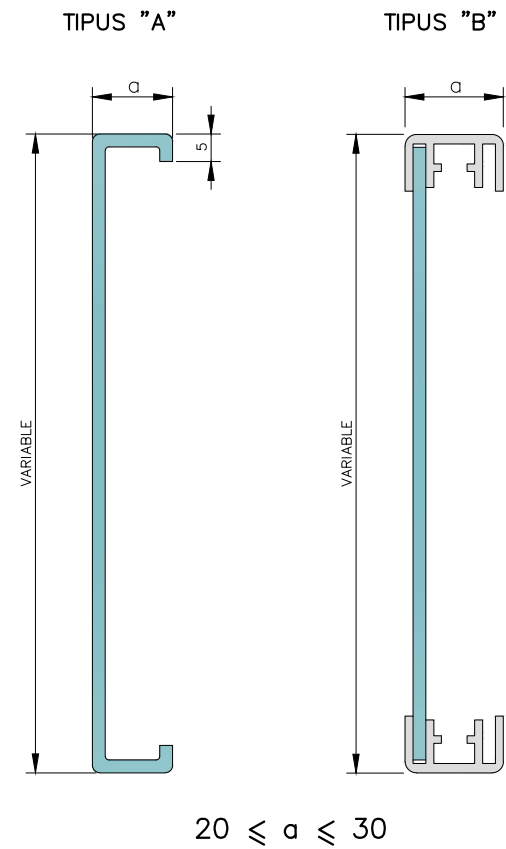


PLAQUES TANCADES

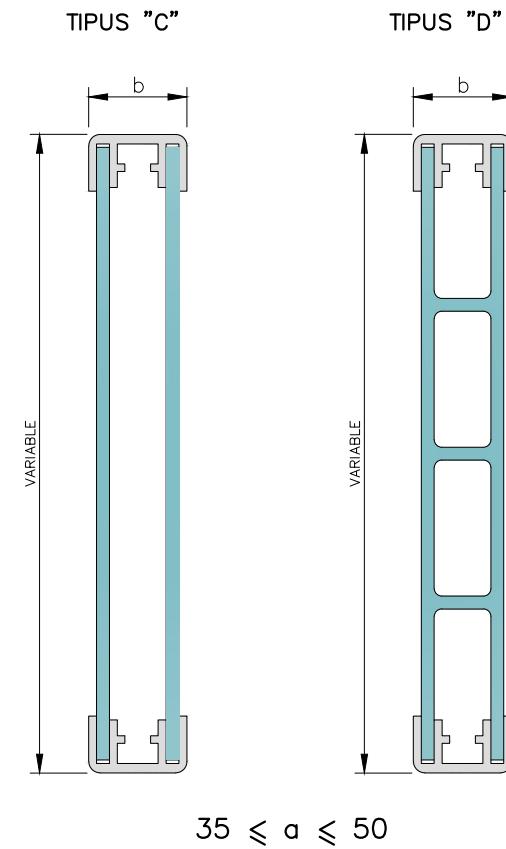


LAMEL·LES

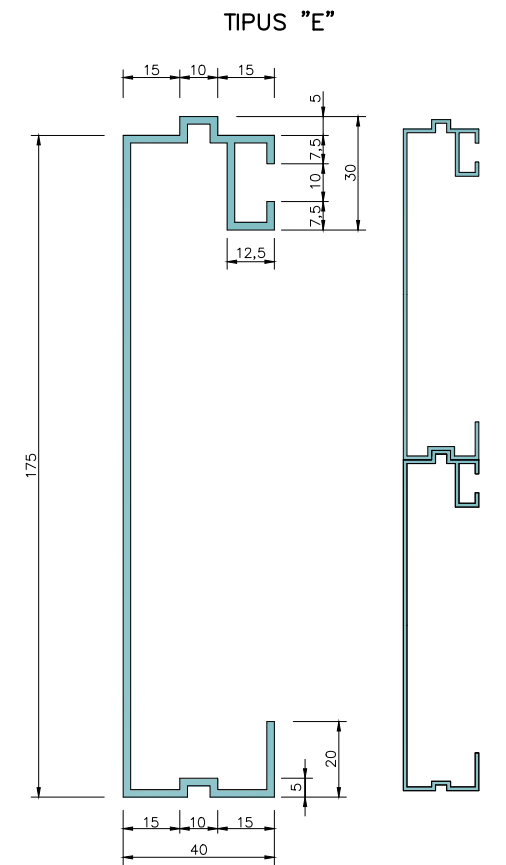


PERFIL PERIMETRAL TIPUS

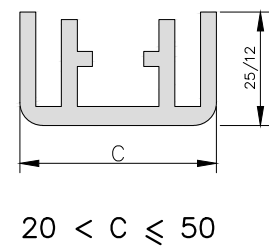



GUIA TIPUS

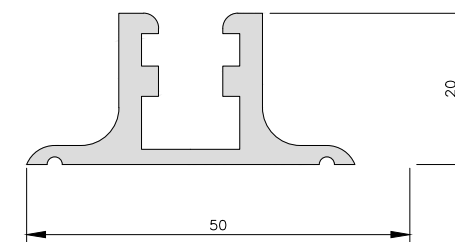

PAL TIPUS

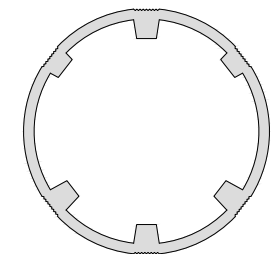

D'ABRAÇADORES

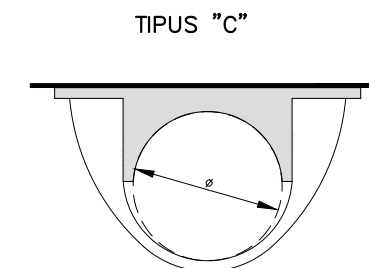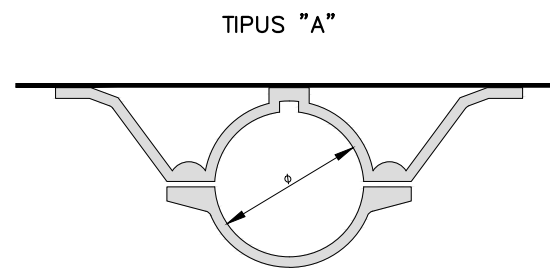

CATEGORIA RESISTENT	Ø
MC	90
MD-ME	114
ME-MF-MG	140
MH	168

COTES EN mm



DIPUTACIÓ DE TARRAGONA

CLAU
P-05/2024

TÍTOL DEL PROJECTE
MODIFICAT NÚM. 2 DEL CONDICIONAMENT DE LES TRAVESSERES
DE VILA-RODONA. CARRETERES TP-2003 i TV-2443.

DATA
ABRIL 2024

EL CAP DE L'ÀREA D'INFRASTRUCTURES DEL TERRITORI
L'ENGINYER DE CAMINS, CANALS I PORTS
JAUME VIDAL GONZÁLEZ

EL CAP DE SERVEI DE PROJECTES I OBRES
L'ENGINYER CIVIL
CARLOS LOZANO SÁNCHEZ



ESCALES
S/E

TÍTOL DEL PLÀNOL
SENYALITZACIÓ
DETALLS


PLÀNOL NÚM.
15.B

FULL
6 DE 15



ALÇAT
ESCALA 1:50

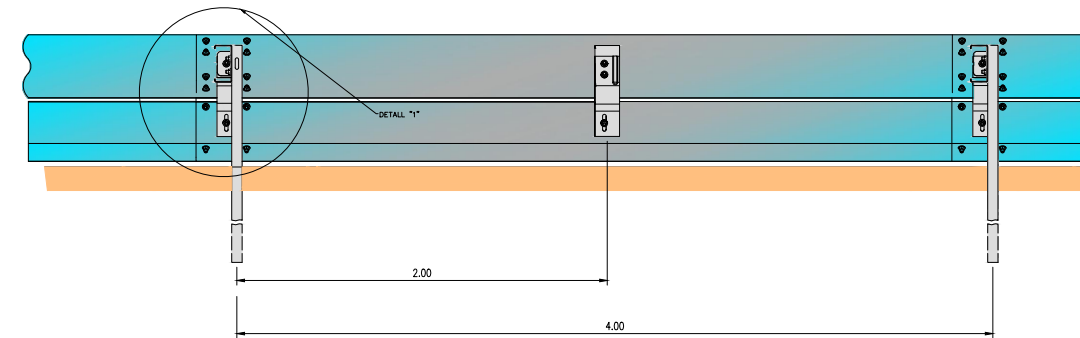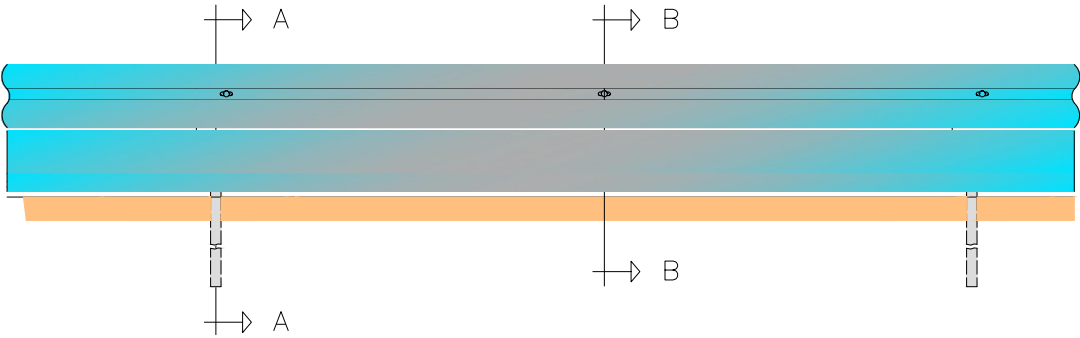


PLANTA
ESCALA 1:50

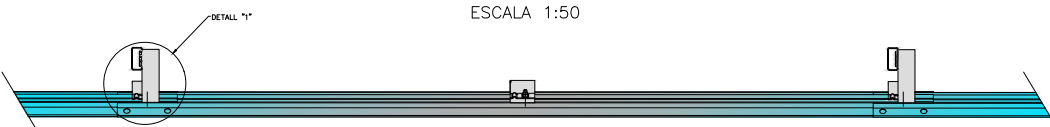


DETALL PAL

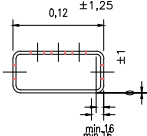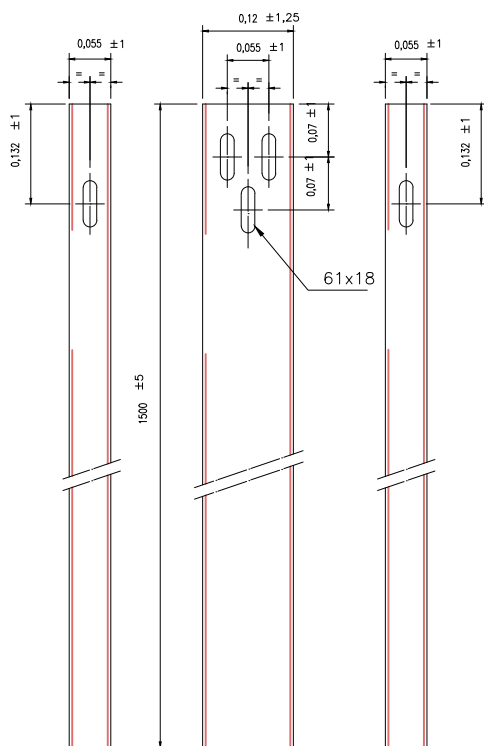


DETALL PEÇA EN "U"
ESCALA 1:10

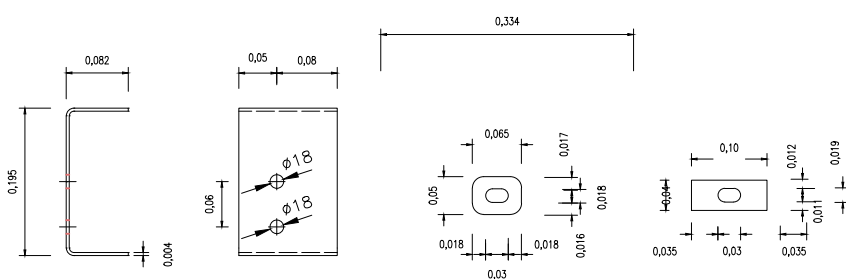


PLANTA DETALL "1"

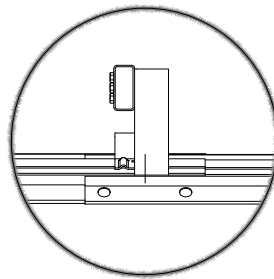

SECCIÓ A-A
ESCALA 1:10

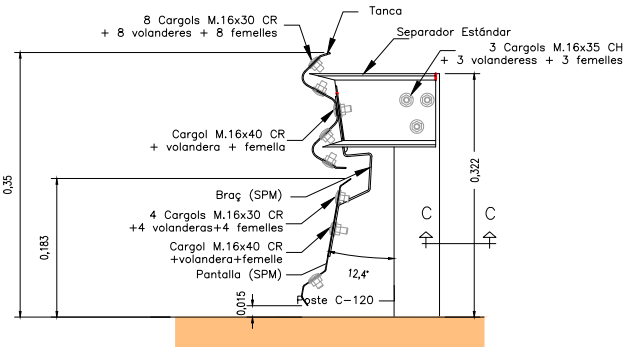


SECCIÓ B-B
ESCALA 1:10

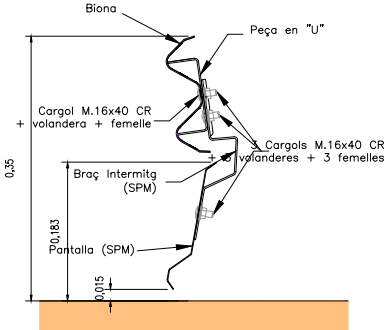


PANTALLA LACADA. COLOR A DEFINIR PER DIRECCIÓ D'OBRA



DETALL BRAÇ (SPM)
ESCALA 1:10

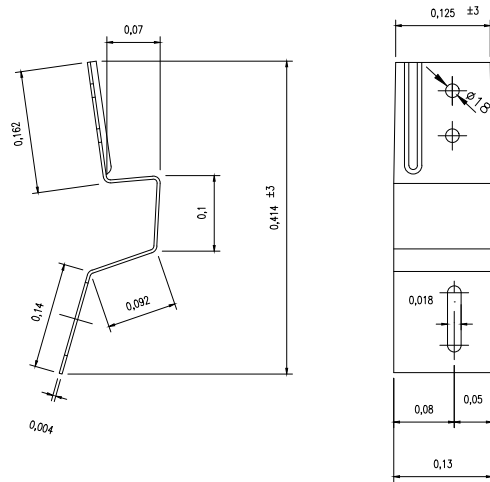

DETALL BRAÇ (SPM)
ESCALA 1:10

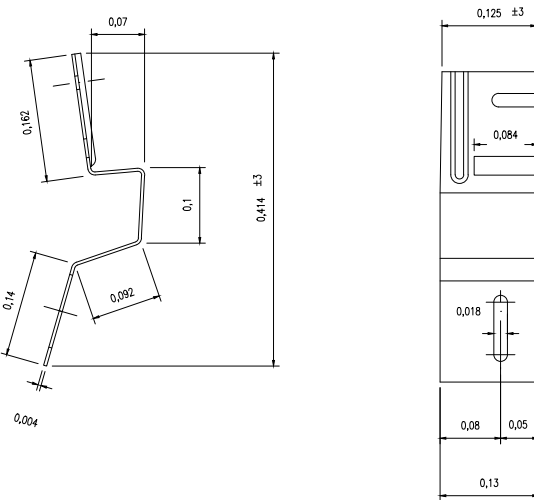

DETALL TANCA
ESCALA 1:10

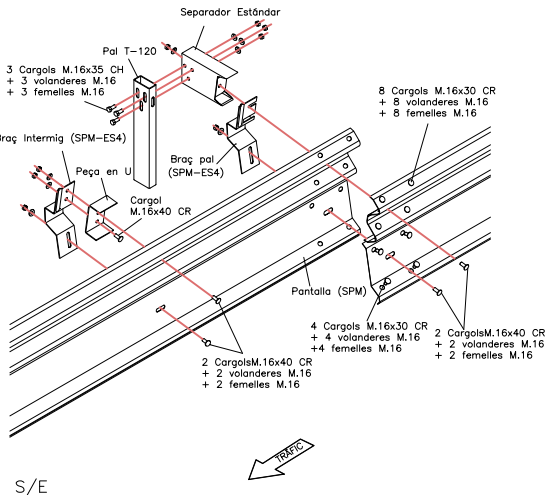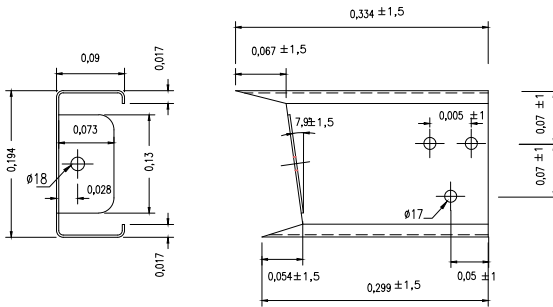

DIPUTACIÓ DE TARRAGONA

CLAU
P-05/2024

TÍTOL DEL PROJECTE
MODIFICAT NÚM. 2 DEL CONDICIONAMENT DE LES TRAVERSERS
DE VILA-RODONA. CARRETERES TP-2003 i TV-2443.

DATA
ABRIL 2024

EL CAP DE L'ÀREA D'INFRAESTRUCTURES DEL TERRITORI
L'ENGINYER DE CAMINS, CANALS I PORTS
JAUME VIDAL GONZÁLEZ


EL CAP DE SERVEI DE PROJECTES I OBRES
L'ENGINYER CIVIL
CARLOS LOZANO SÁNCHEZ

ESCALES
S/E




TÍTOL DEL PLÀNOL
SENYALITZACIÓ
DETALLS

PLÀNOL NÚM.
15.B




FULL
7 DE 15

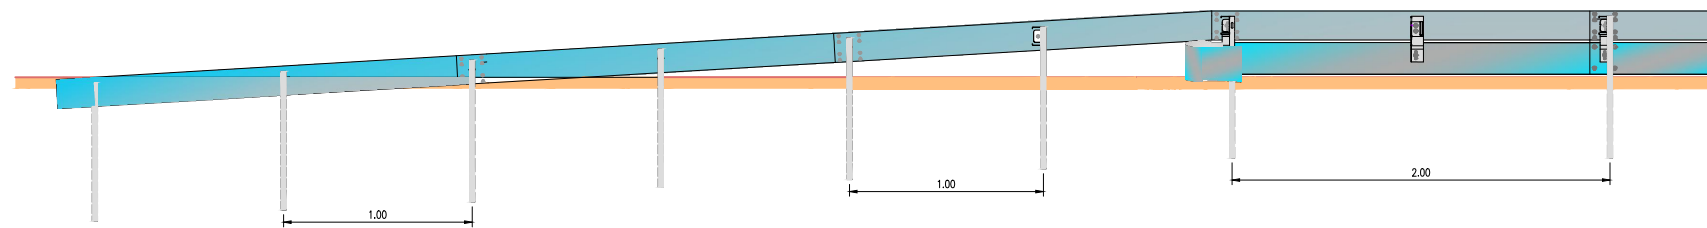

TOTA LA BARRERA BIONA ÉS LACADA. COLOR A DEFINIR PER DIRECCIÓ D'OBRA

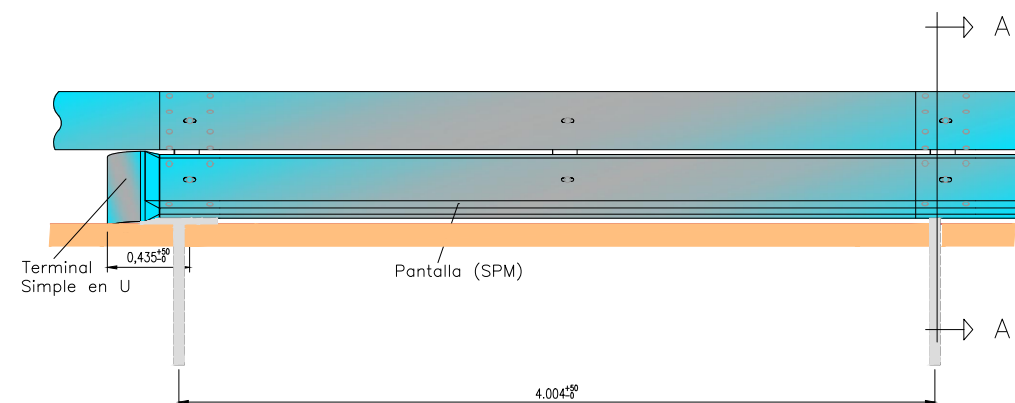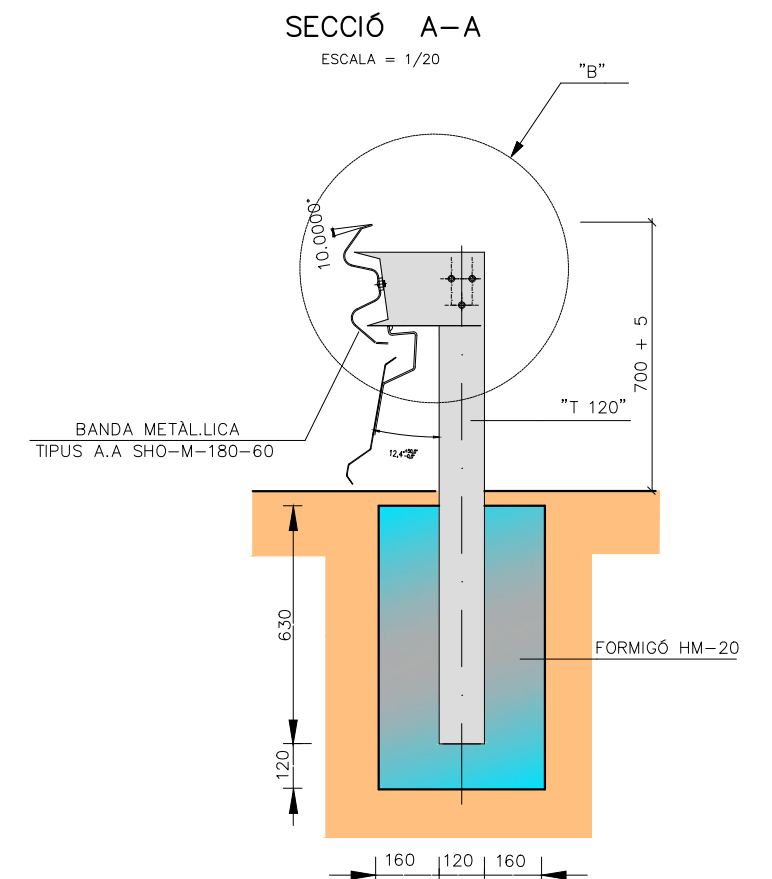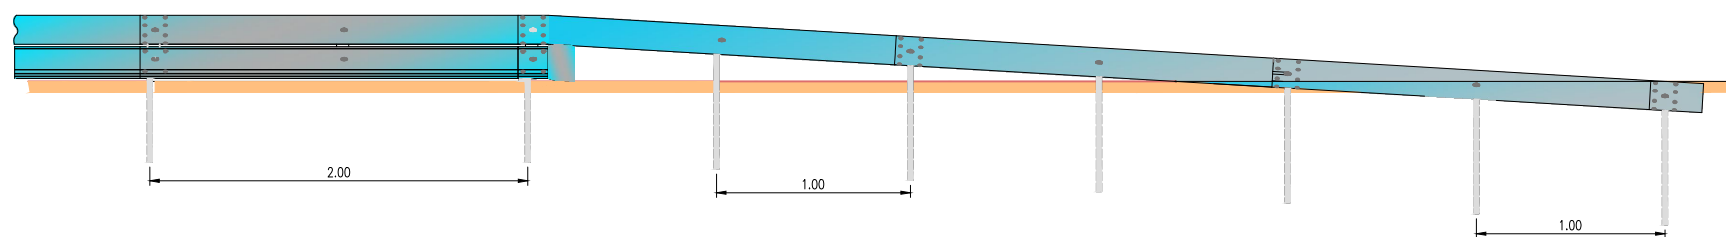

PEÇA TERMINAL

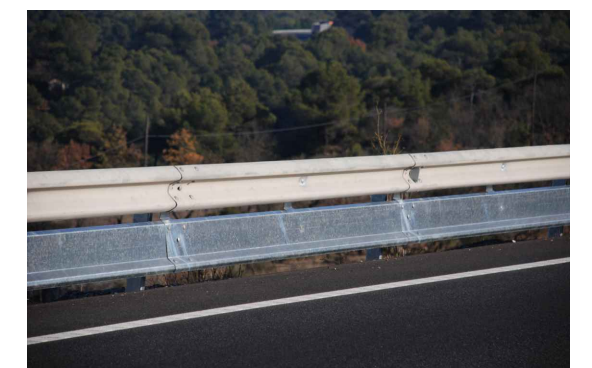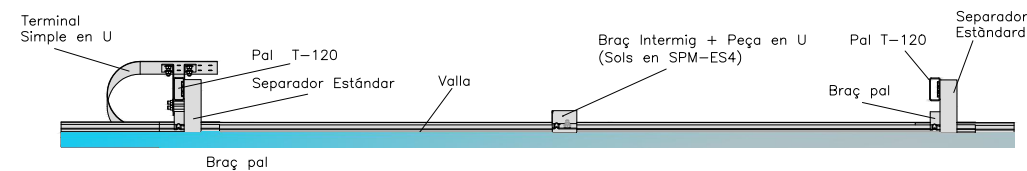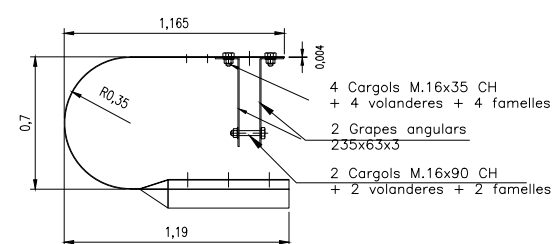

DIPUTACIÓ DE TARRAGONA

CLAU

P-05/2024

TÍTOL DEL PROJECTE

MODIFICAT NÚM. 2 DEL CONDICIONAMENT DE LES TRAVESSERES DE VILA-RODONA. CARRETERES TP-2003 i TV-2443.

DATA

ABRIL 2024

EL CAP DE L'ÀREA D'INFRASTRUCTURES DEL TERRITORI
L'ENGINYER DE CAMINS, CANALS I PORTS

JAUME VIDAL GONZÁLEZ

EL CAP DE SERVEI DE PROJECTES I OBRES
L'ENGINYER CIVIL

CARLOS LOZANO SÁNCHEZ

ESCALES

S/E

TÍTOL DEL PLÀNOL

SENYALITZACIÓ
DETALLS


PLÀNOL NÚM.

15B


FULL

8 DE 15


LOC ENTRADA 01

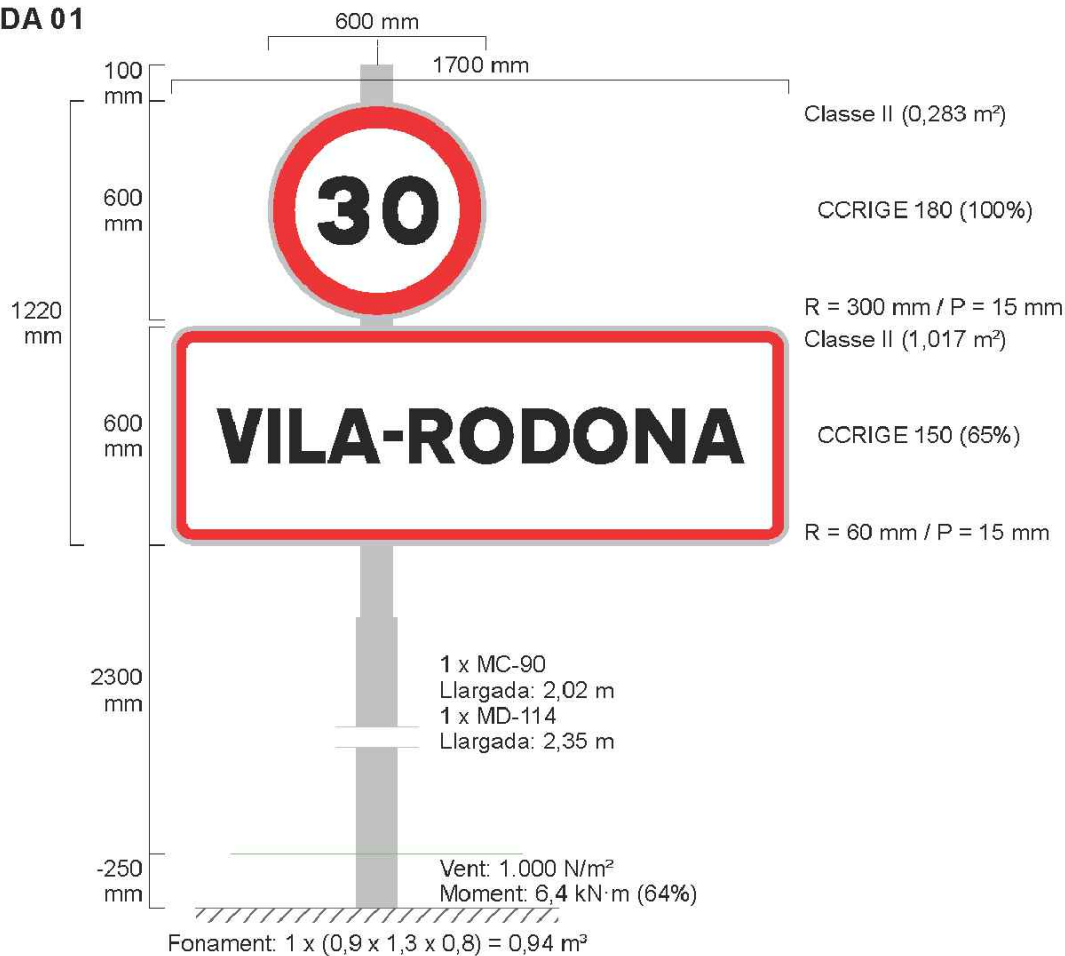


LOC SORTIDA 01

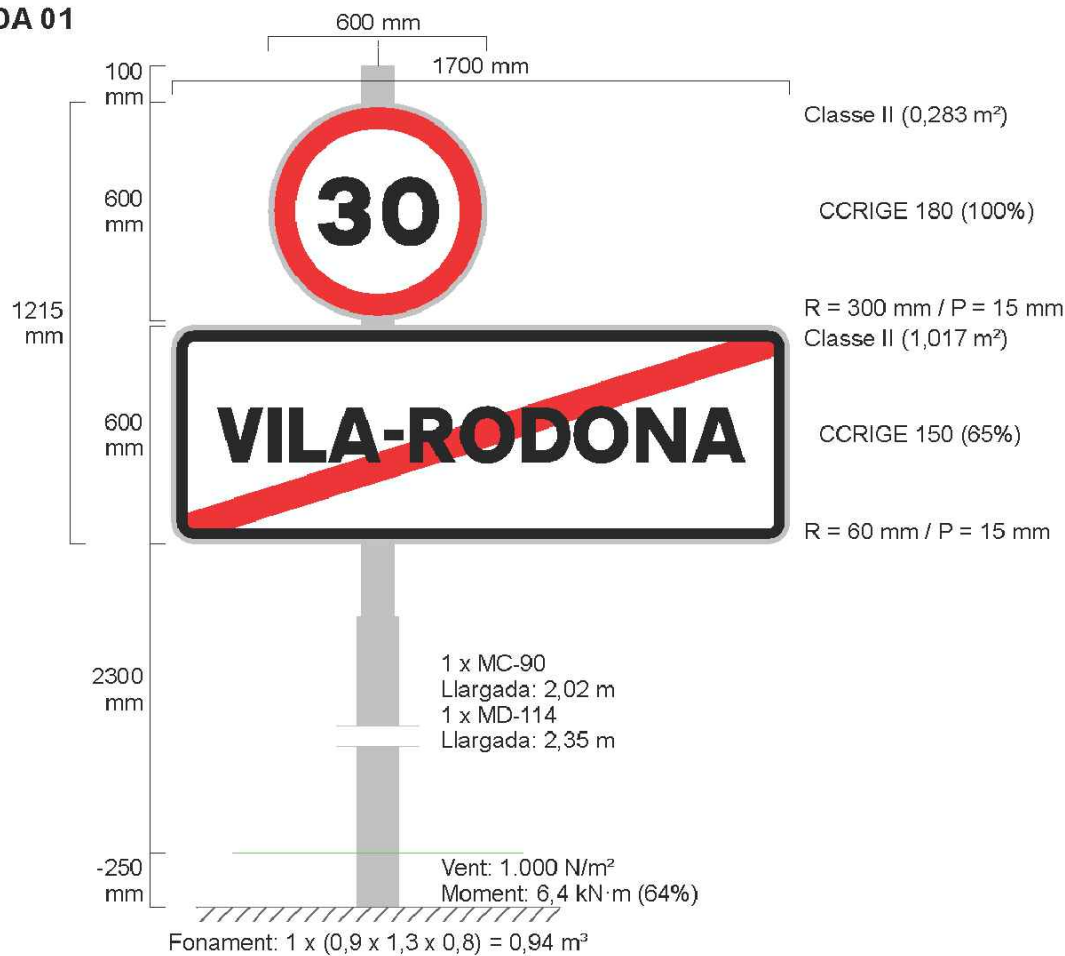

CARTELL01

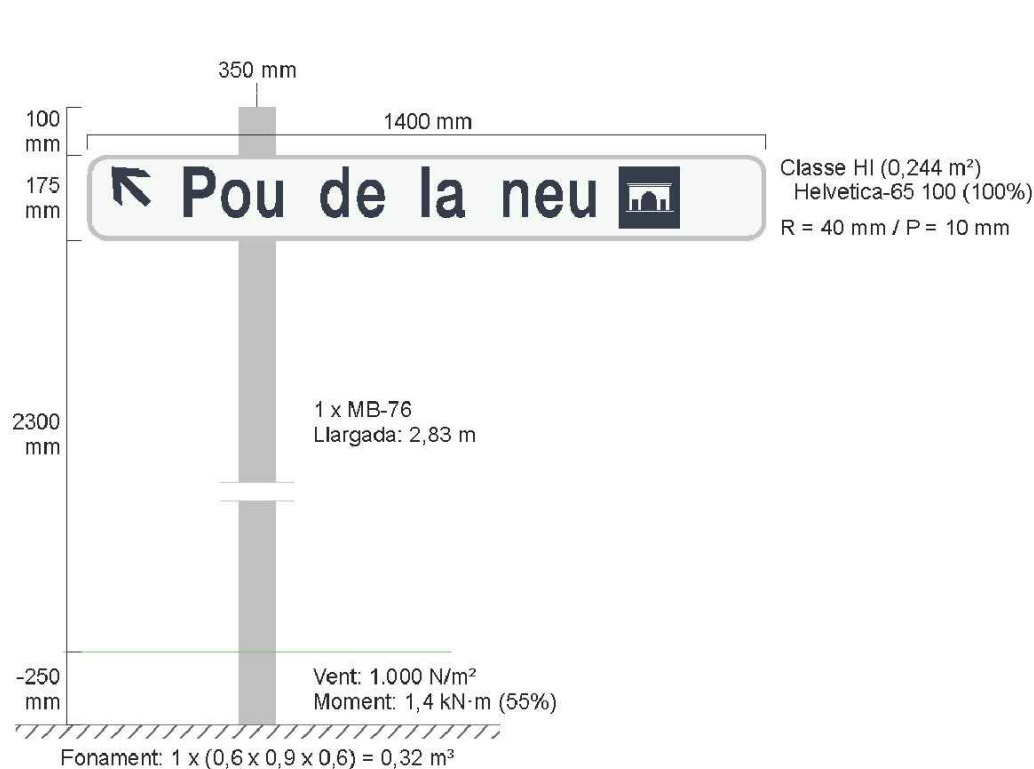

CARTELL02

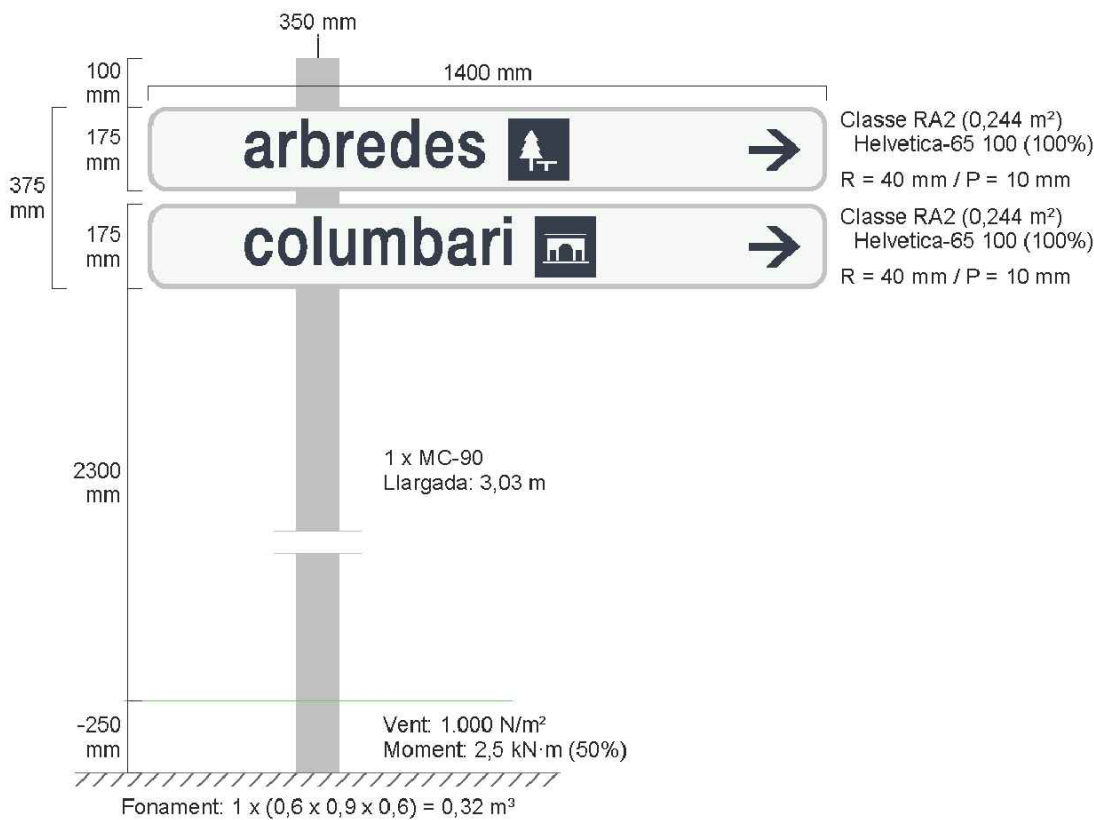

DIPUTACIÓ DE TARRAGONA

CLAU
P-05/2024

TÍTOL DEL PROJECTE
MODIFICAT NÚM. 2 DEL CONDICIONAMENT DE LES TRAVERSERES
DE VILA-RODONA. CARRETERES TP-2003 i TV-2443.

DATA
ABRIL 2024

EL CAP DE L'ÀREA D'INFRASTRUCTURES DEL TERRITORI
L'ENGINYER DE CAMINS, CANALS I PORTS
JAUME VIDAL GONZÁLEZ

EL CAP DE SERVEI DE PROJECTES I OBRES
L'ENGINYER CIVIL
CARLOS LOZANO SÁNCHEZ


ESCALES
S/E

TÍTOL DEL PLÀNOL
SENYALITZACIÓ
DETALLS


PLÀNOL NÚM.
15.B

FULL
9 DE 15


CARTELL03

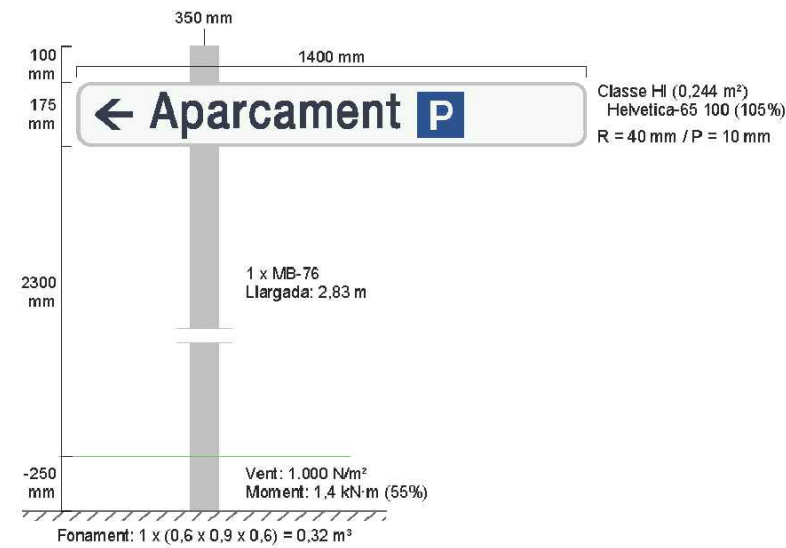


CARTELL04

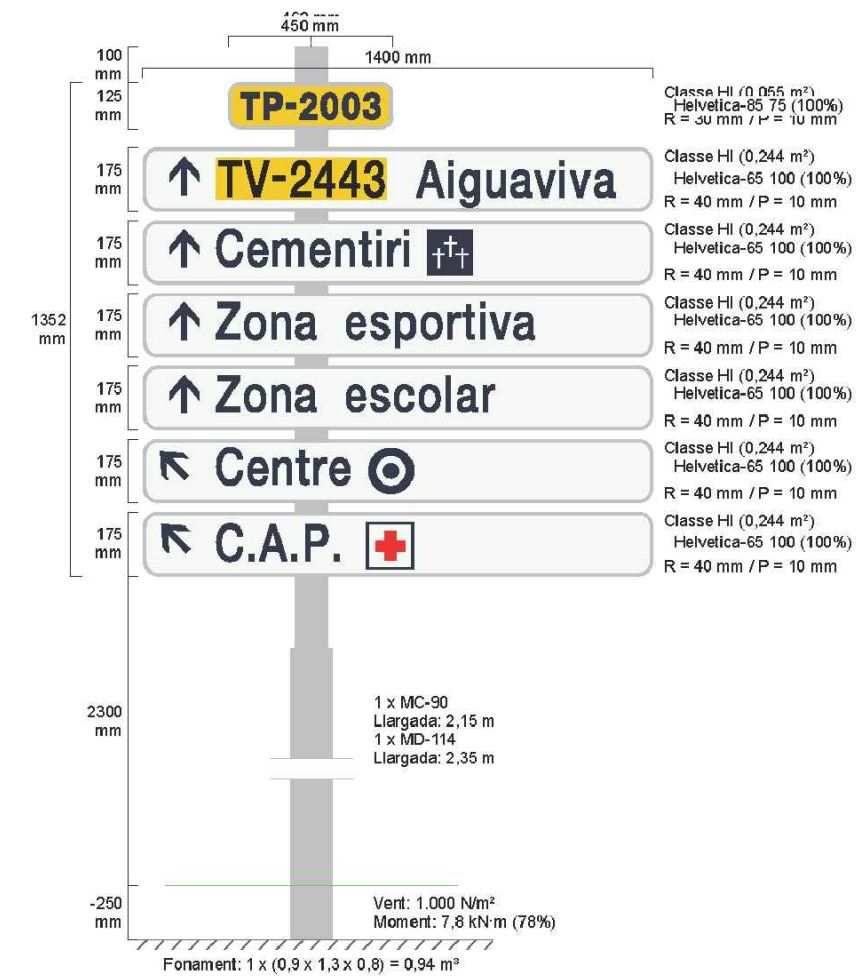


CARTELL05

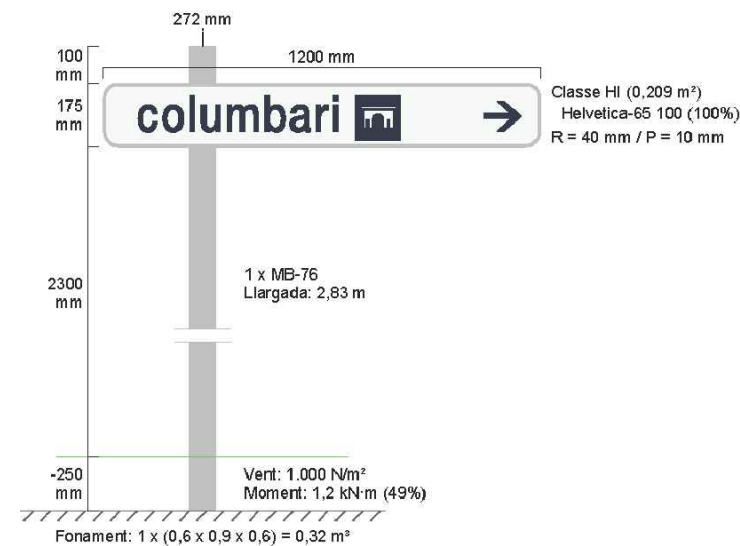


CARTELL06

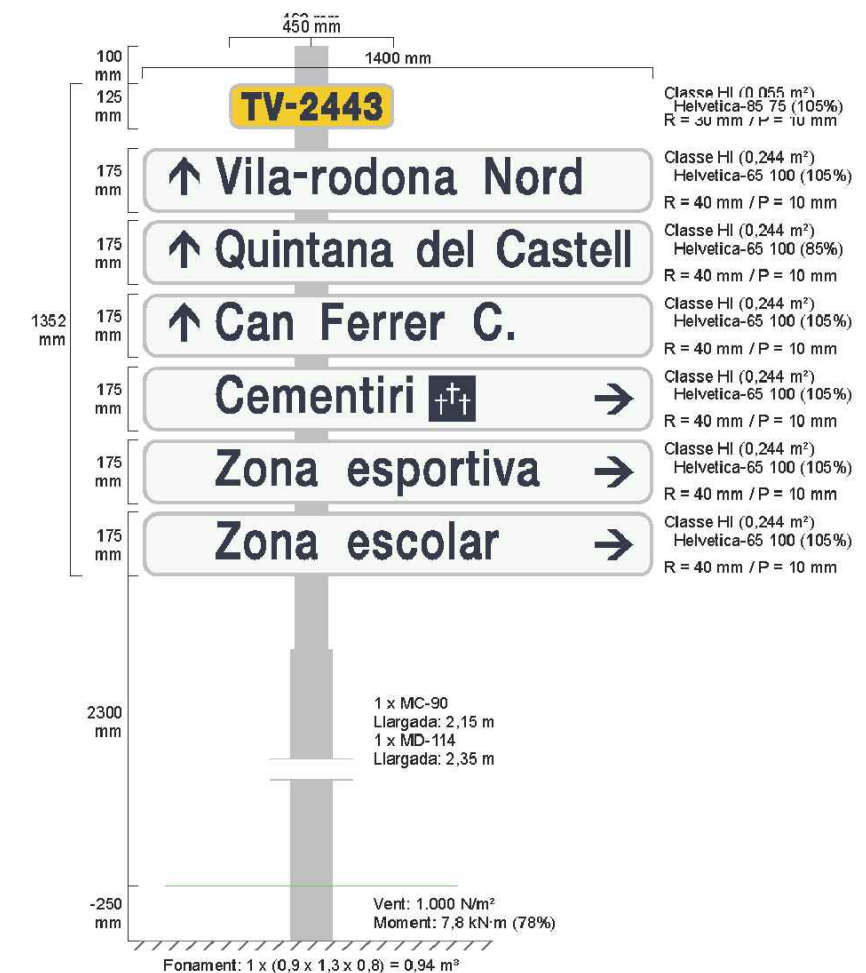



CARTELL07

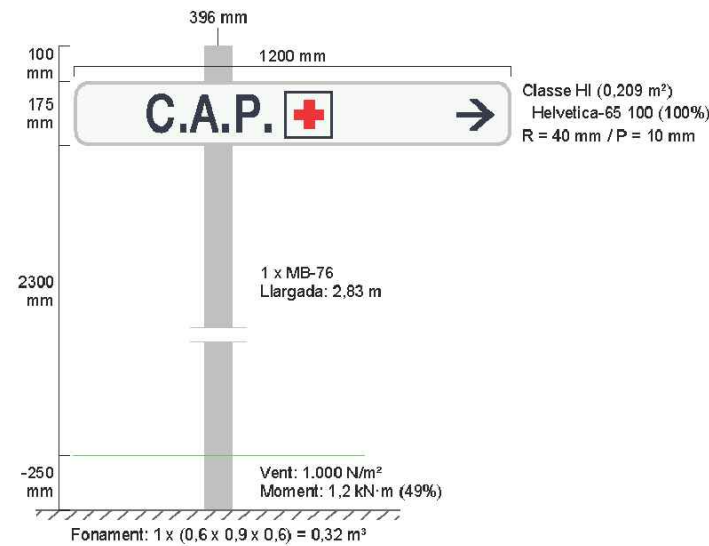

CARTELL08

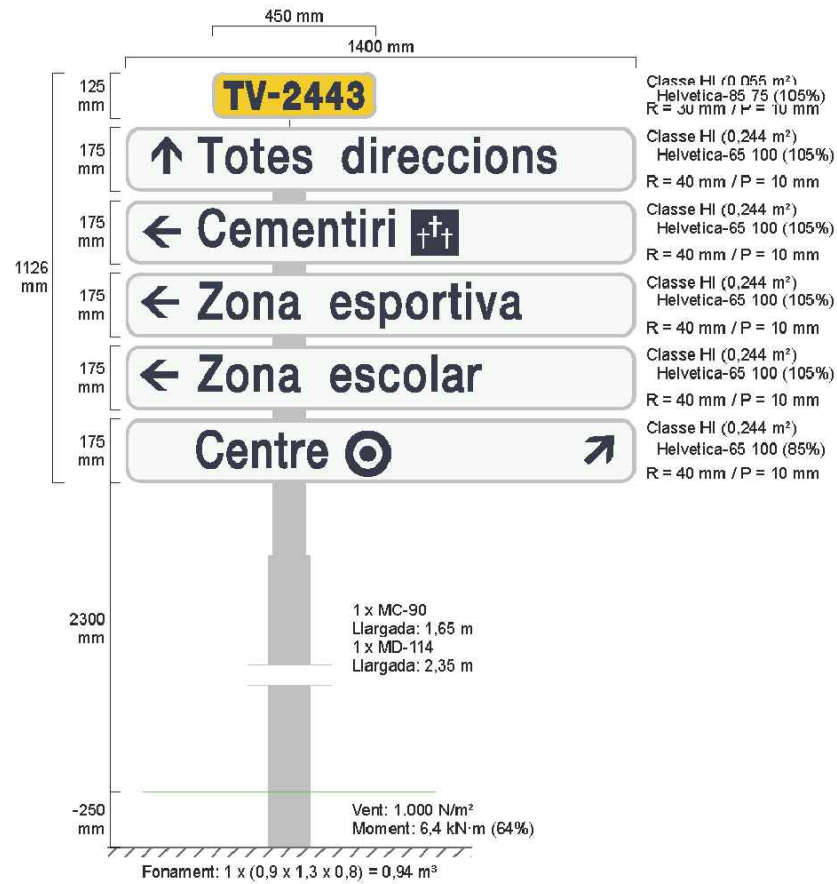


PILONA TIPUS DIPUTACIÓ

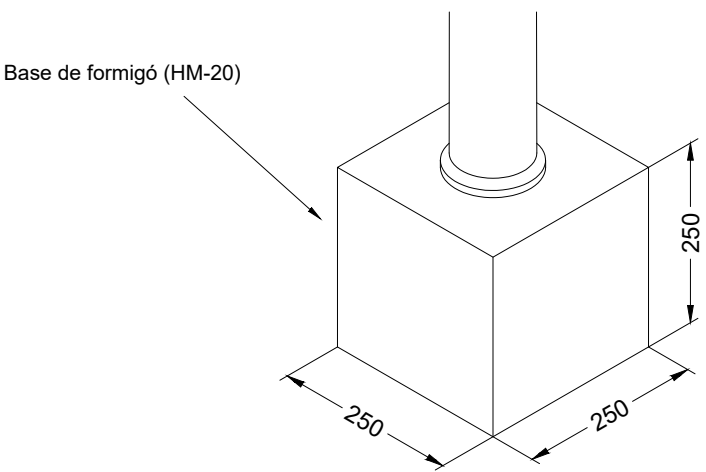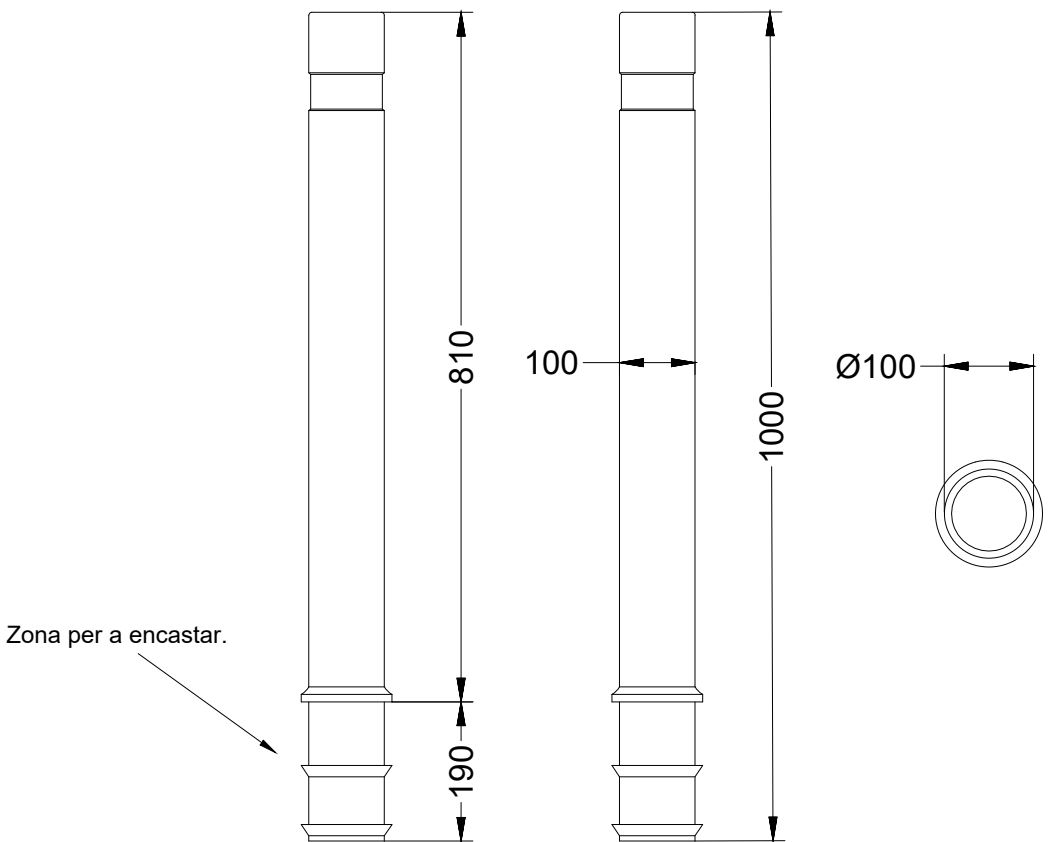

- Pilona Ø100 flexible
- Alta resistència (R10)
- Negre amb argolla reflectant
- Absorbeix l'impacte de vehicles i recupera la forma original


BARANA TIPUS – EG


ESCALA = 1/40

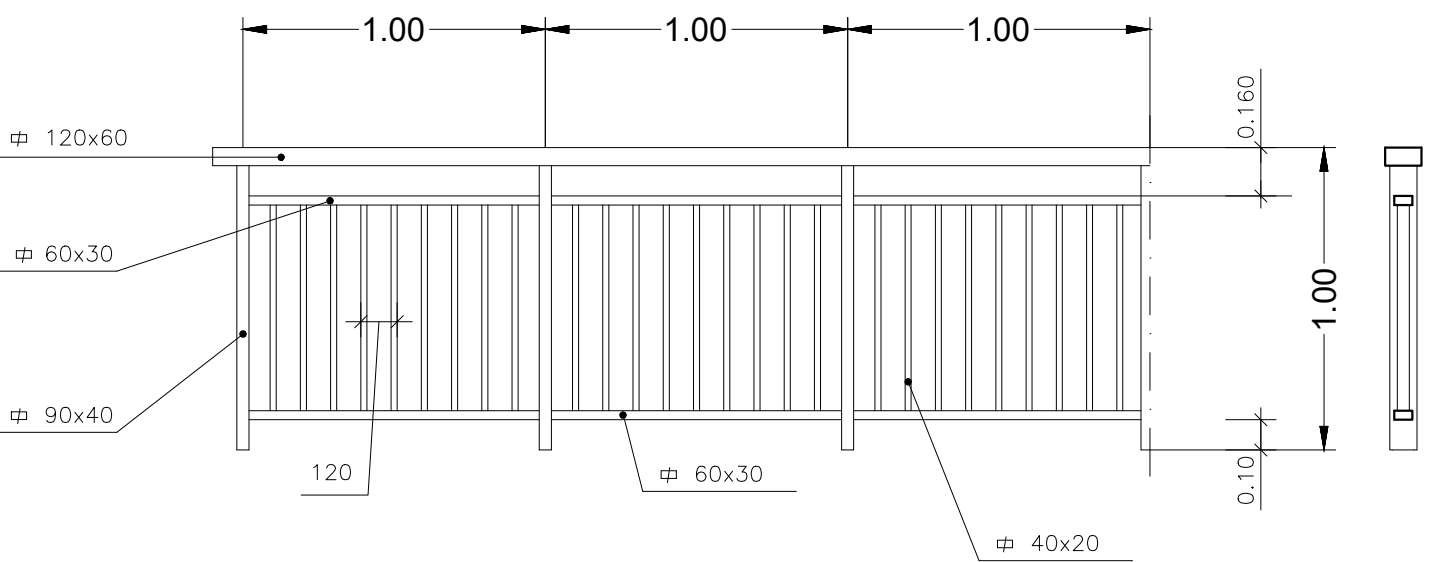

BARANA METÀL.LICA

ESCALA = 1/30

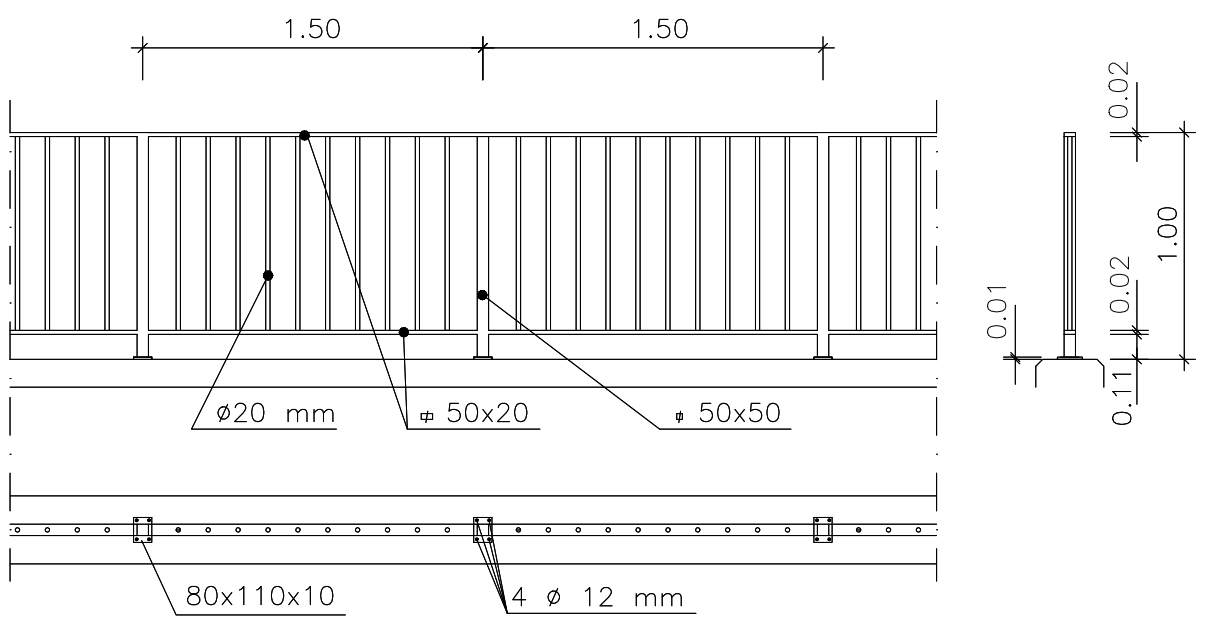

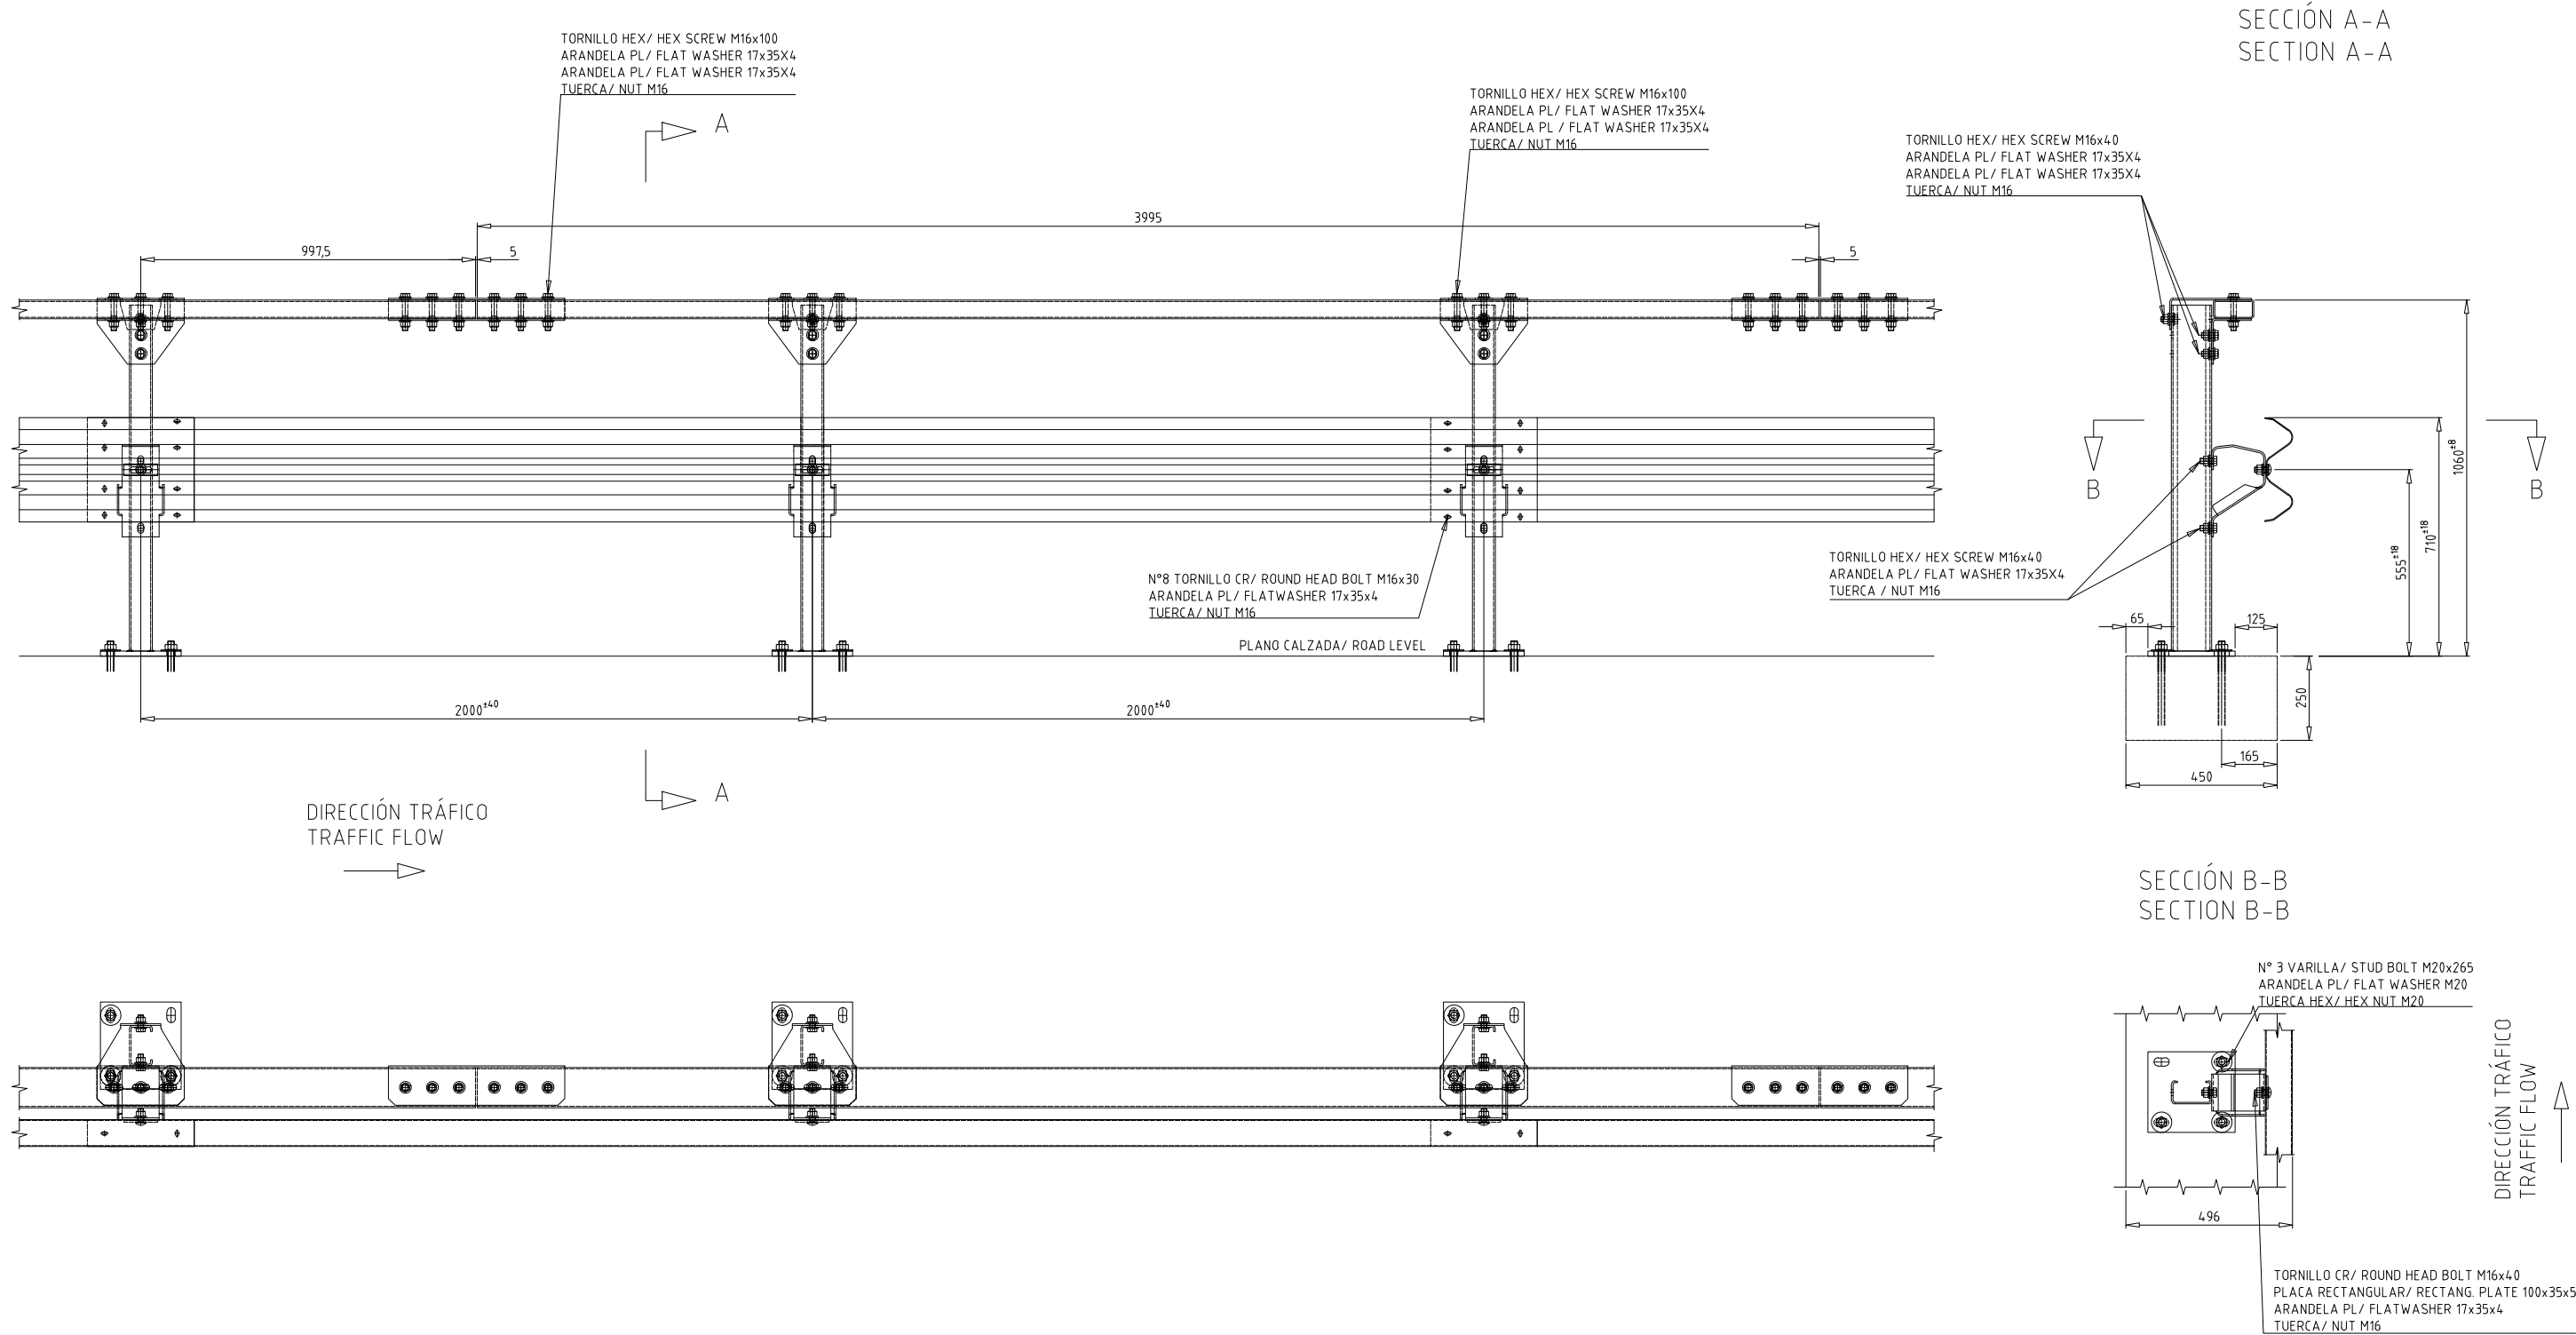

DIPUTACIÓ DE TARRAGONA

CLAU

P-05/2024

TÍTOL DEL PROJECTE

MODIFICAT NÚM. 2 DEL CONDICIONAMENT DE LES TRAVESSERES
DE VILA-RODONA. CARRETERES TP-2003 i TV-2443.

DATA

ABRIL 2024

EL CAP DE L'ÀREA D'INFRASTRUCTURES DEL TERRITORI
L'ENGINYER DE CAMINS, CANALS I PORTS

JAUME VIDAL GONZÁLEZ

EL CAP DE SERVEI DE PROJECTES I OBRES
L'ENGINYER CIVIL

CARLOS LOZANO SÁNCHEZ

ESCALES

S/E

TÍTOL DEL PLÀNOL




SENYALITZACIÓ
DETALLS




PLÀNOL NÚM.


15.B

FULL

13 DE 15

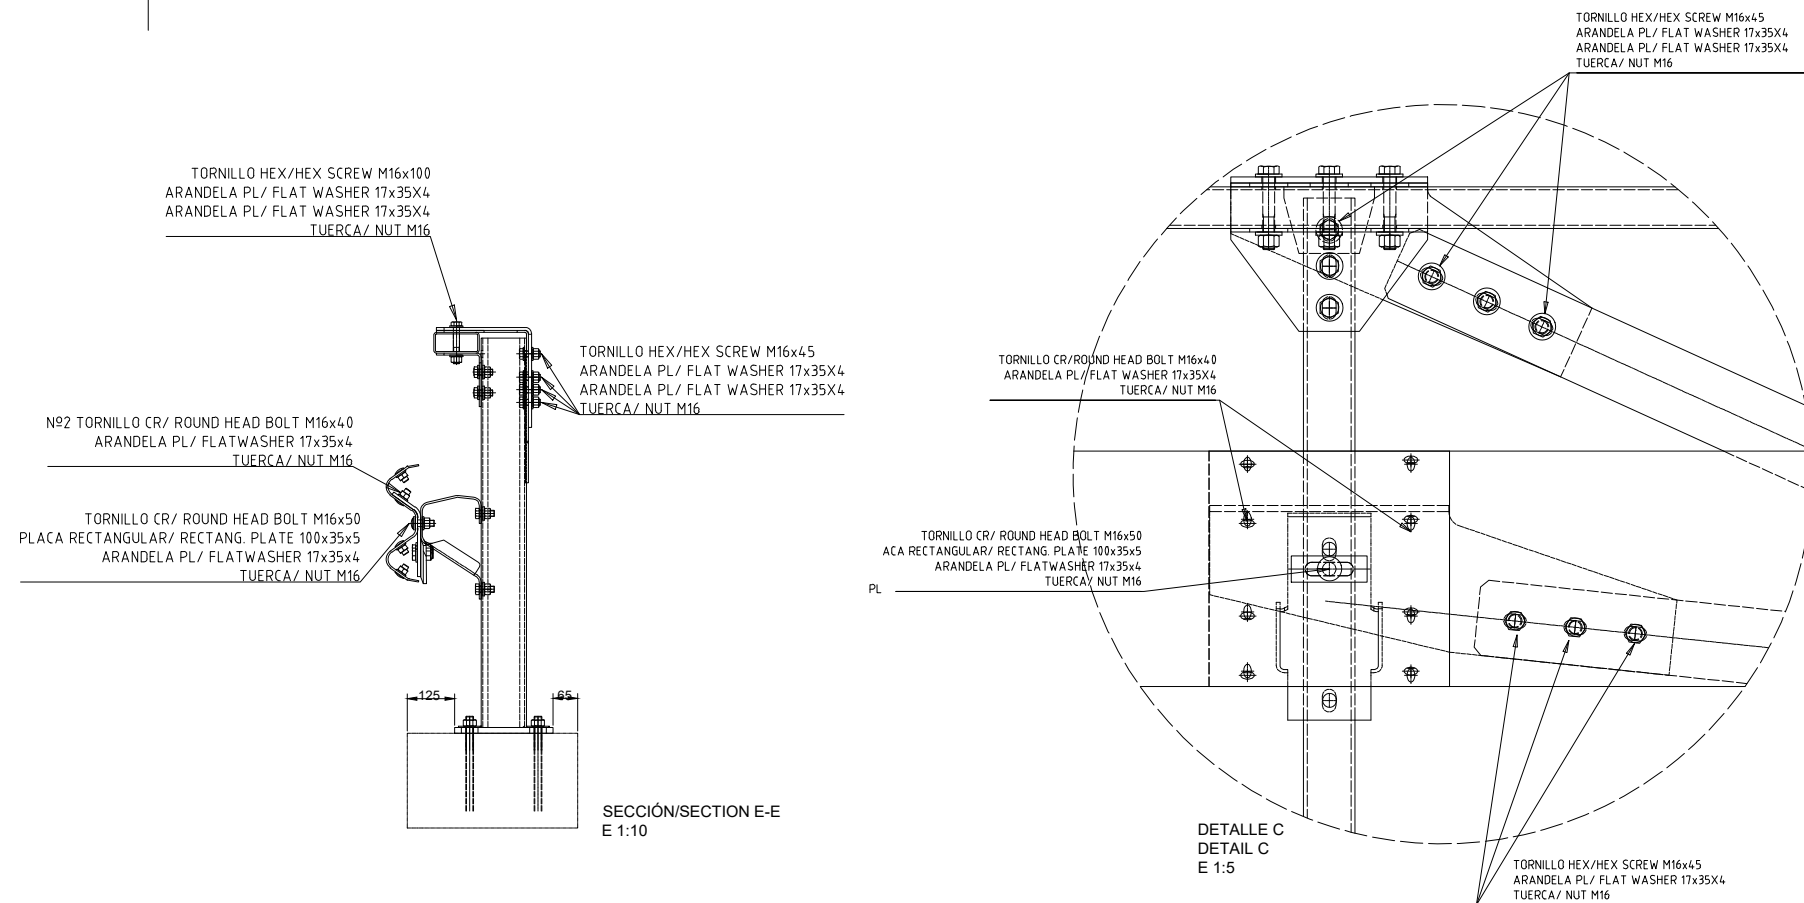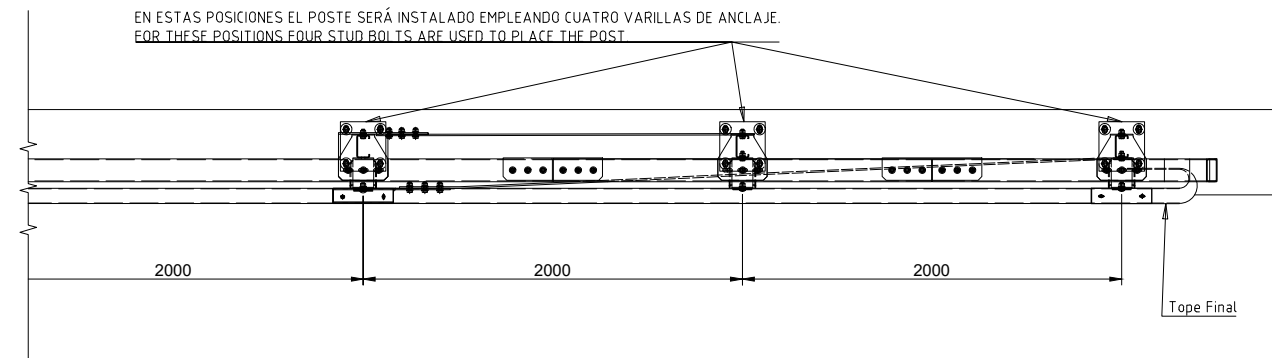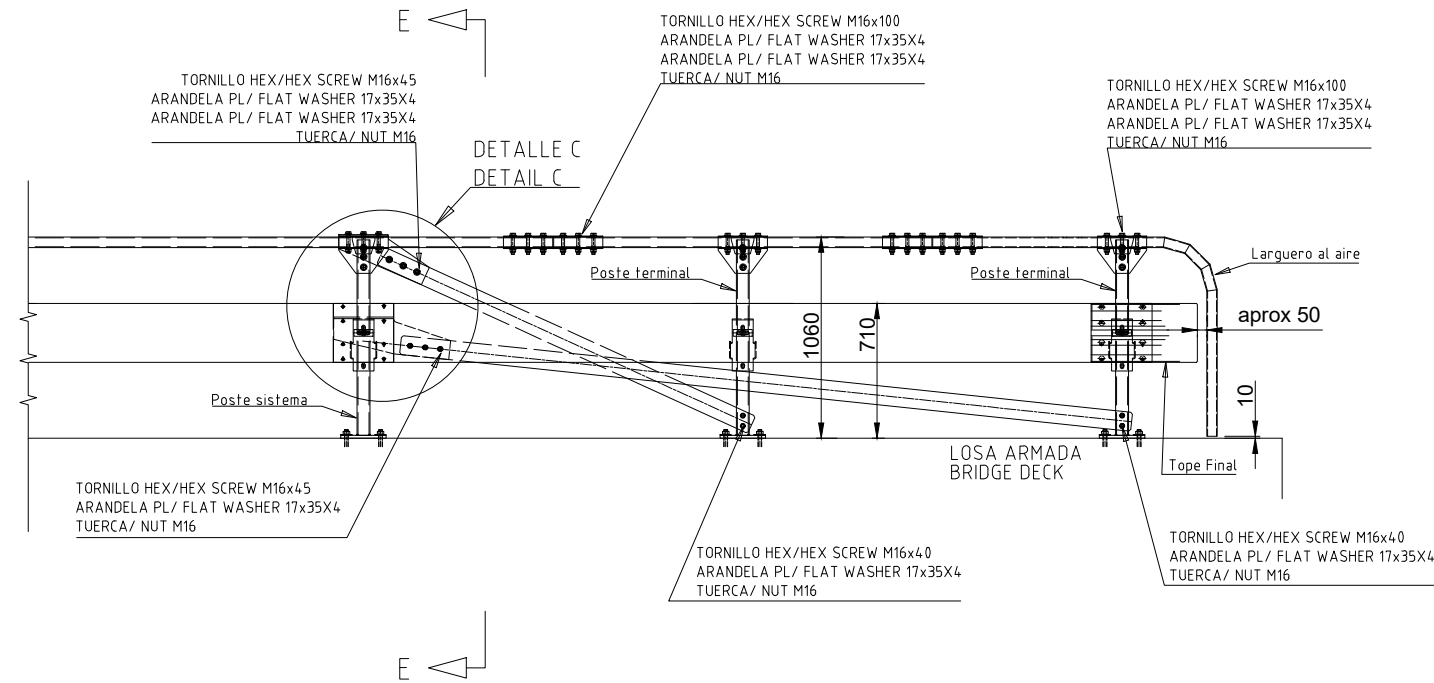

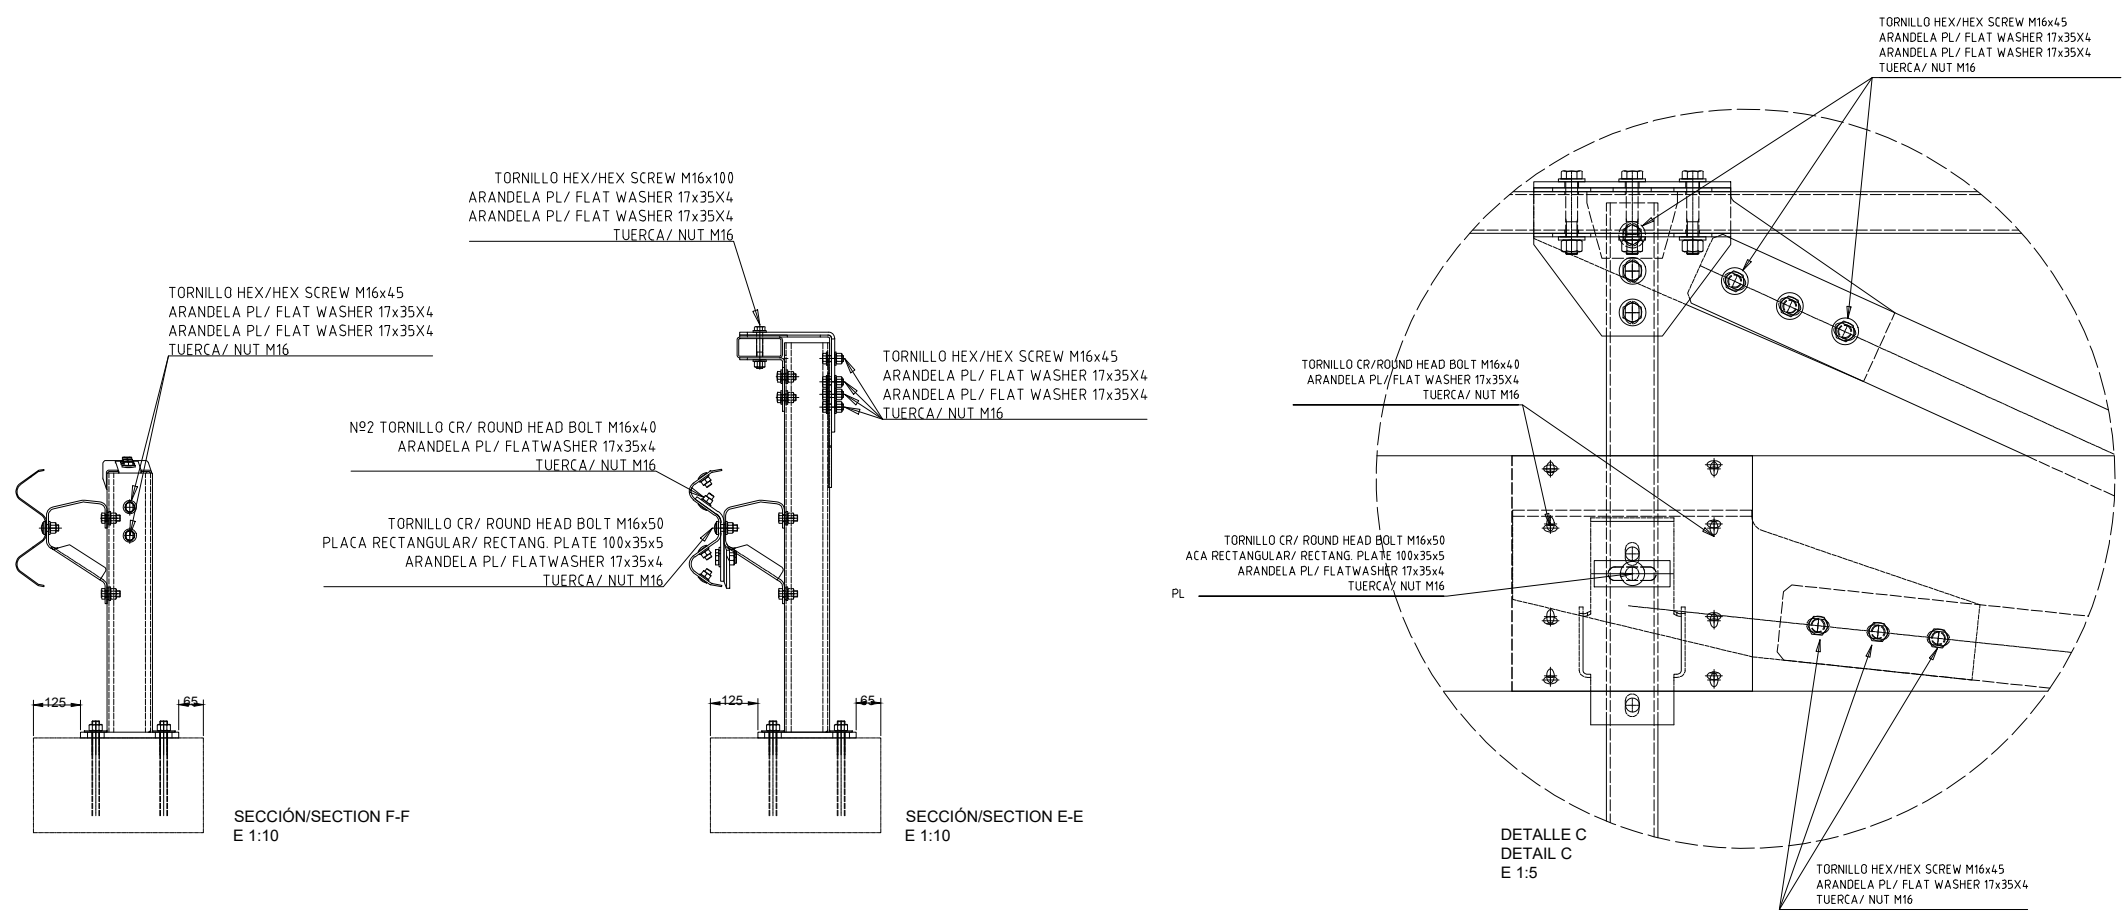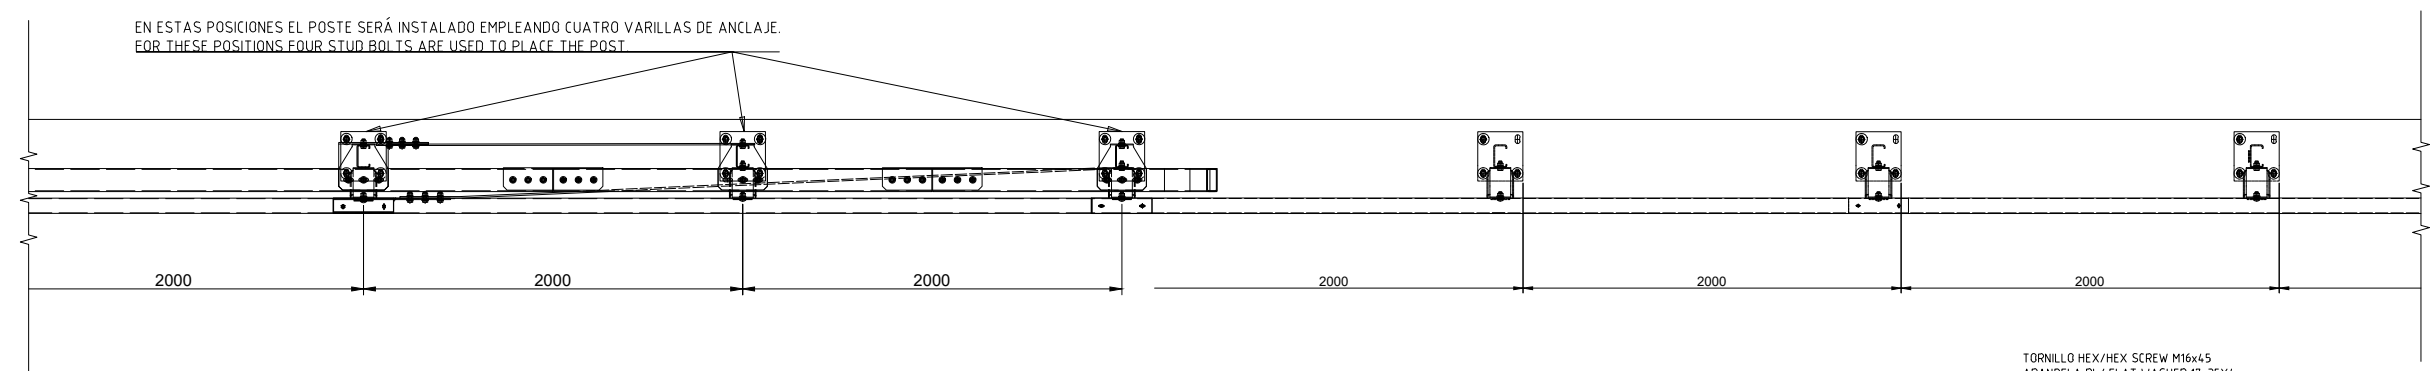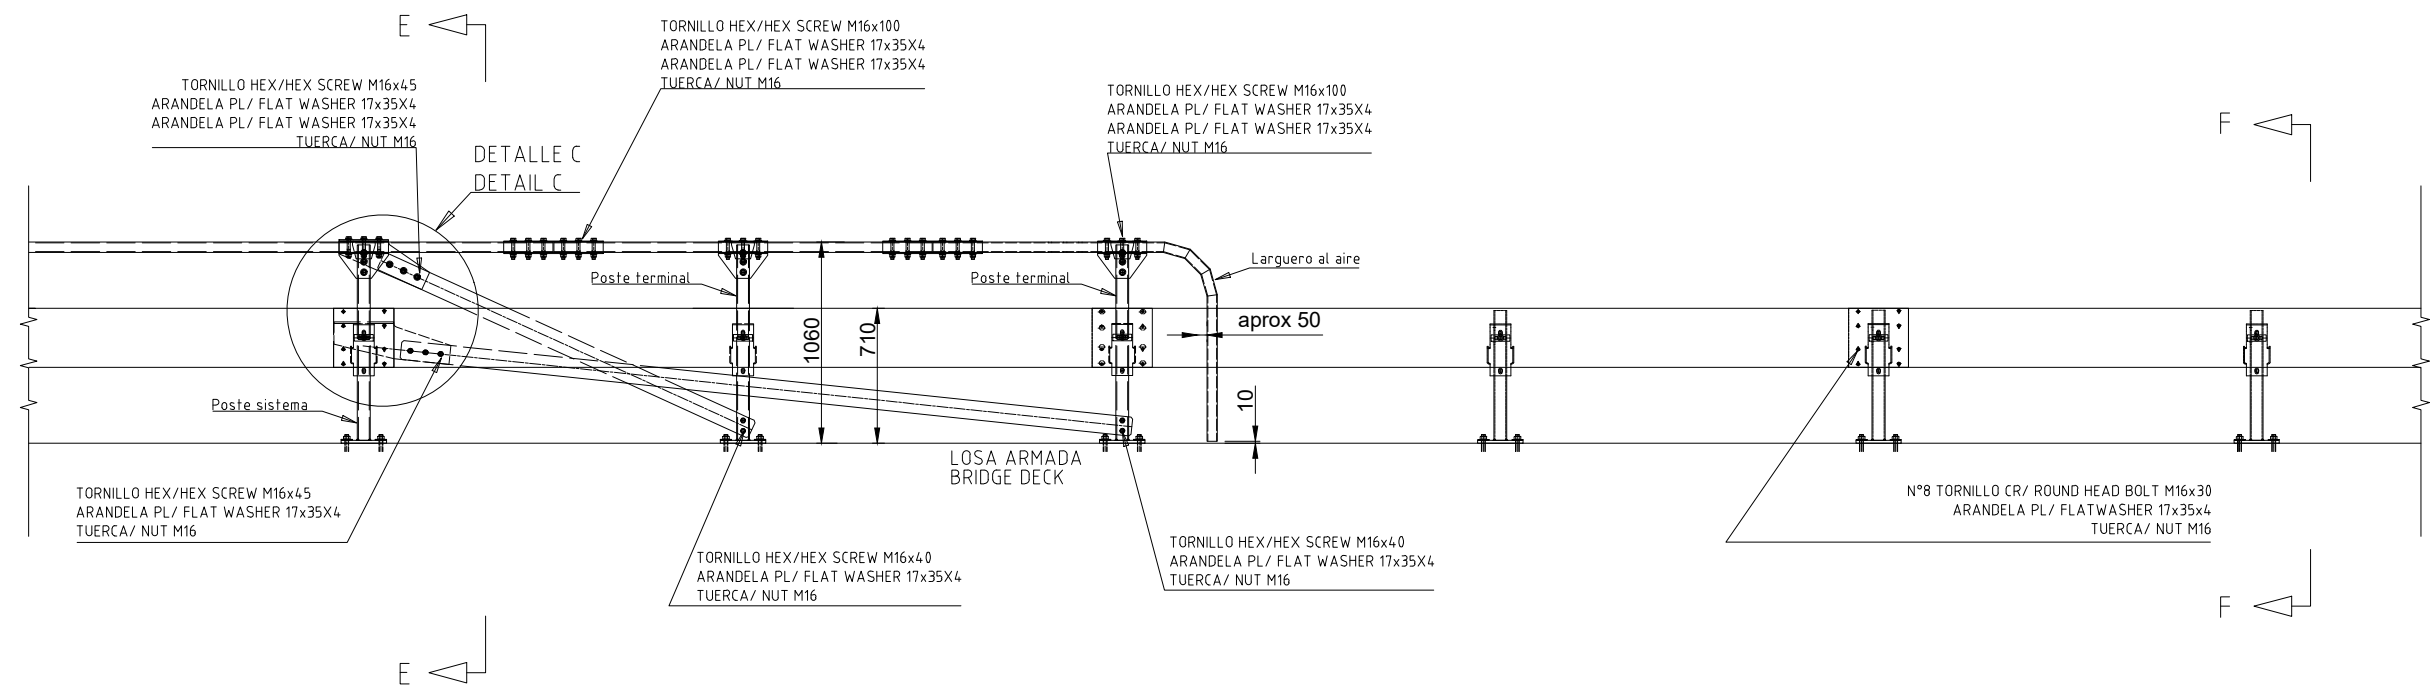

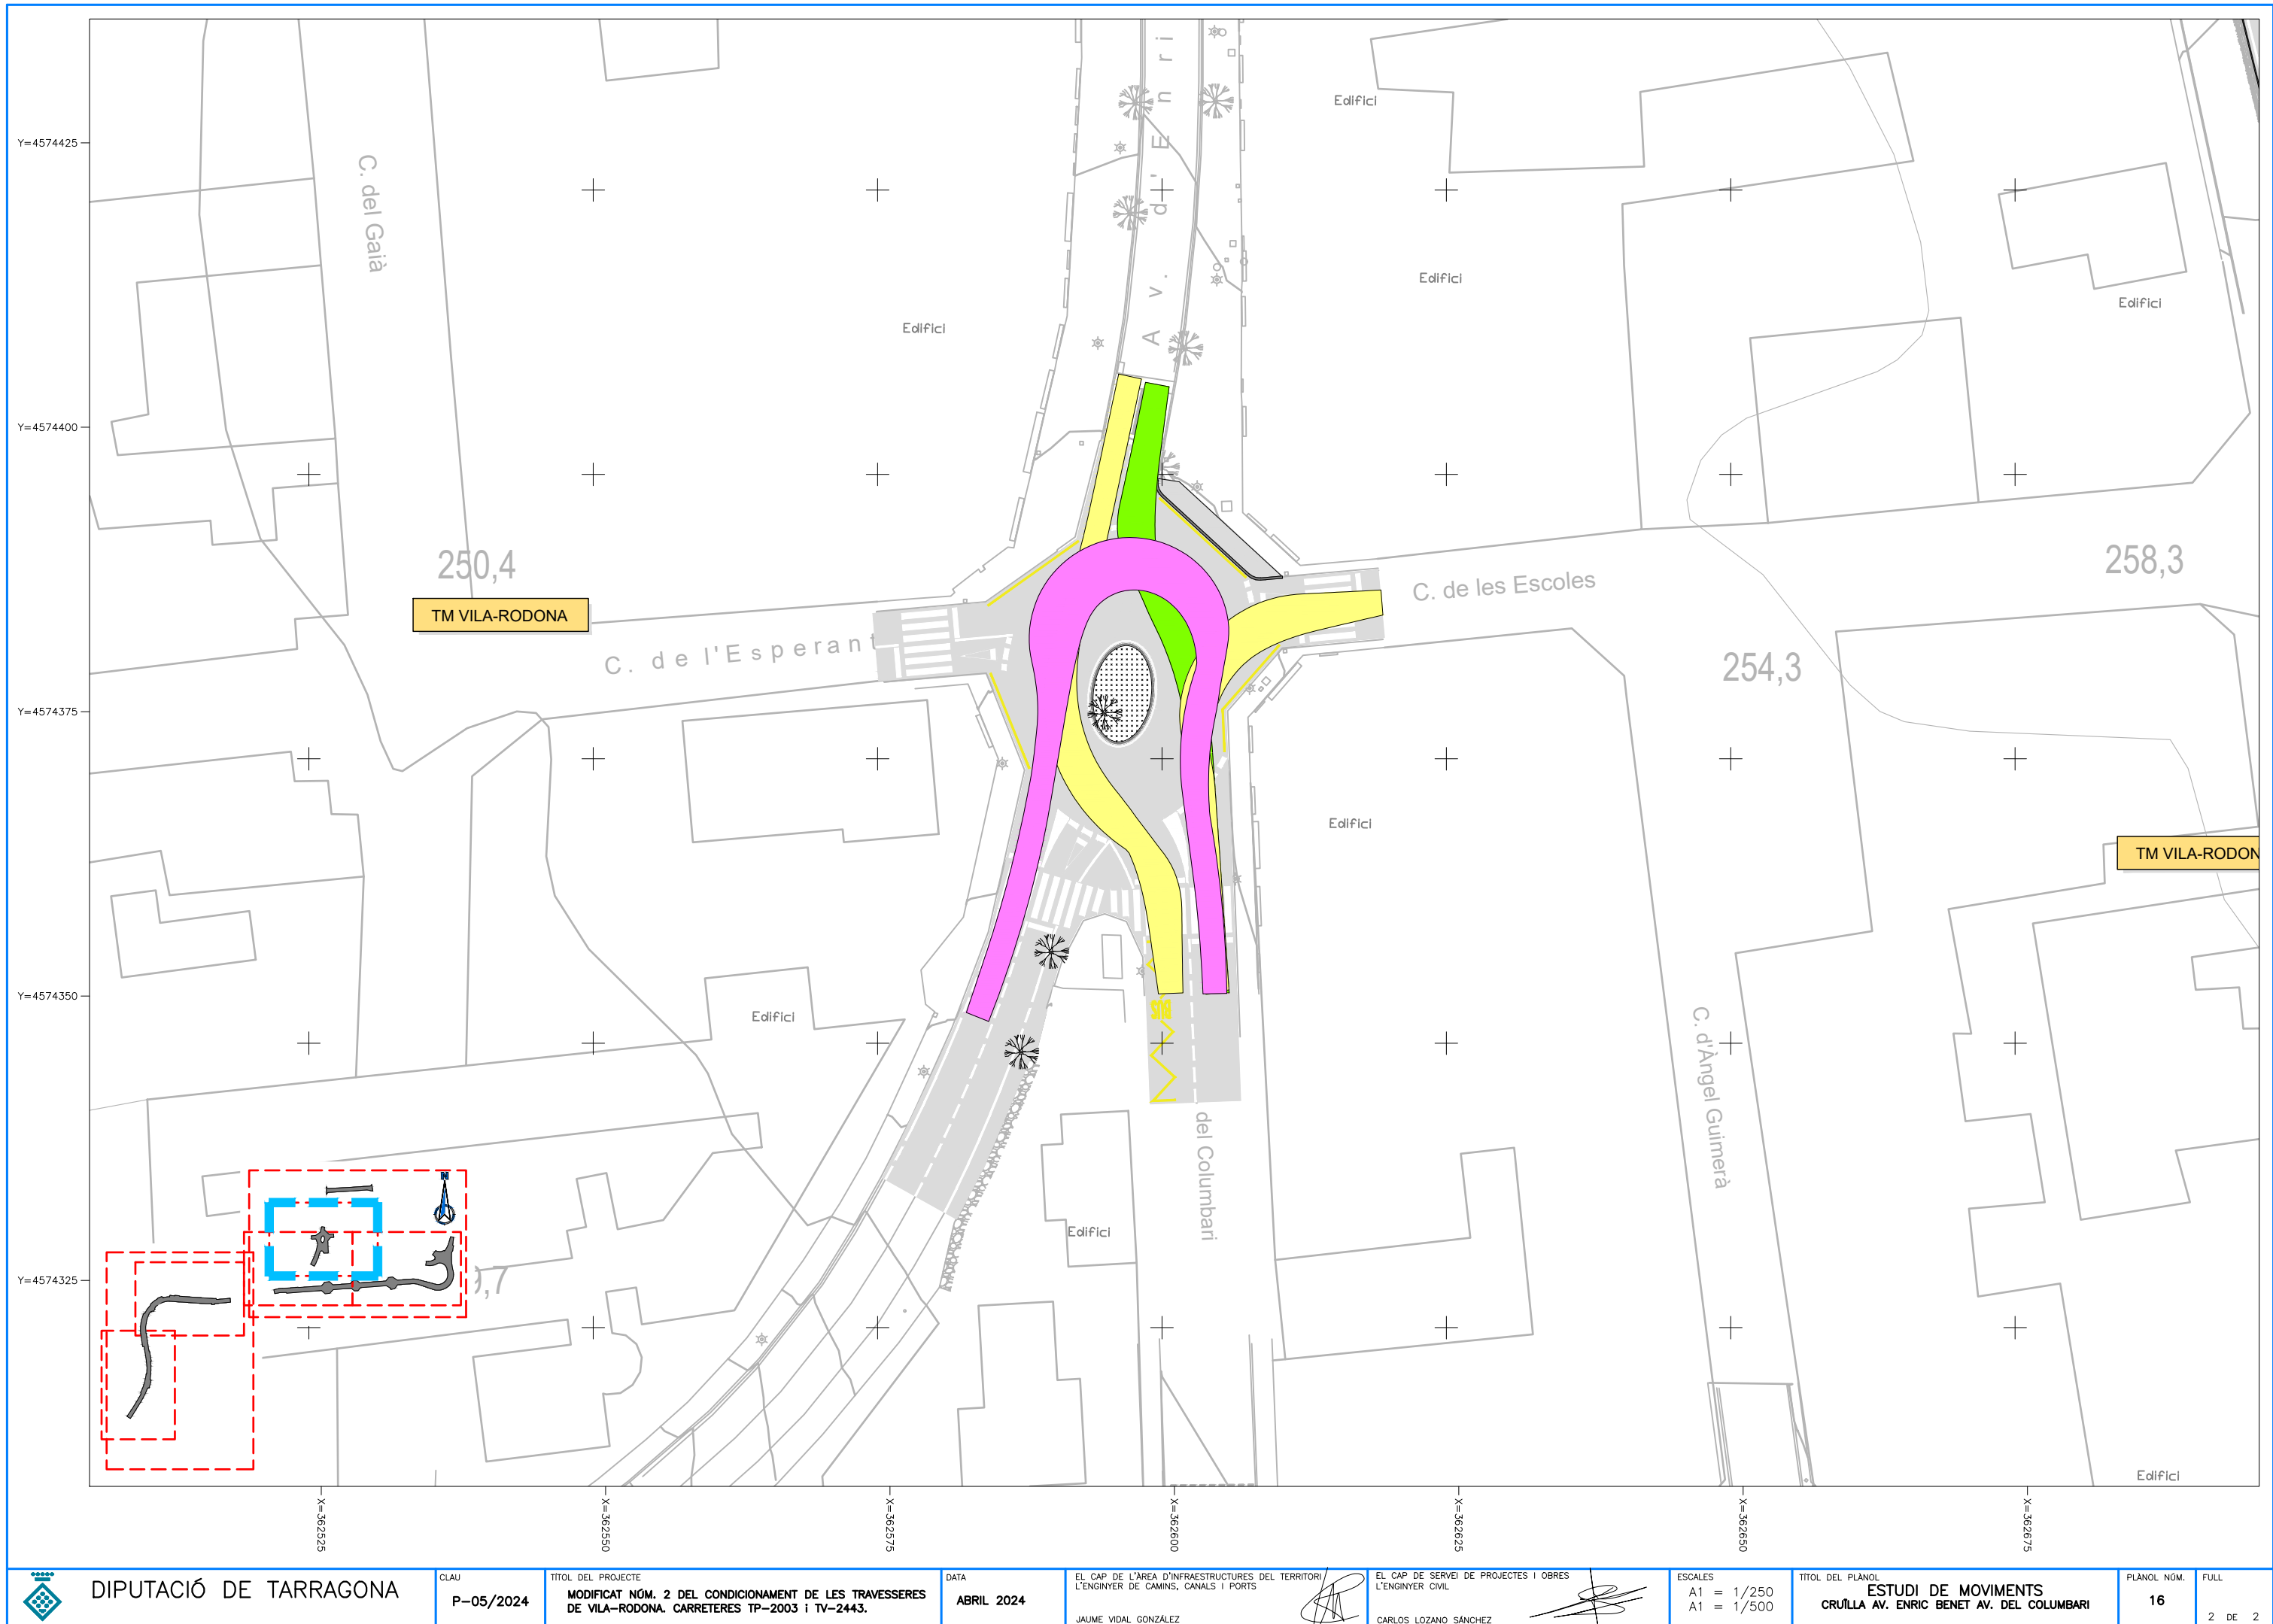

DIPUTACIÓ DE TARRAGONA

CLAU

P-05/2024

TÍTOL DEL PROJECTE

MODIFICAT NÚM. 2 DEL CONDICIONAMENT DE LES TRAVESSERES
DE VILA-RODONA. CARRETERES TP-2003 i TV-2443.

DATA

ABRIL 2024

EL CAP DE L'ÀREA D'INFRASTRUCTURES DEL TERRITORI/
L'ENGINYER DE CAMINS, CANALS I PORTS

JAUME VIDAL GONZÁLEZ

EL CAP DE SERVEI DE PROJECTES I OBRES
L'ENGINYER CIVIL

CARLOS LOZANO SÁNCHEZ

ESCALES

A1 = 1/250
A1 = 1/500

TÍTOL DEL PLÀNOL


ESTUDI DE MOVIMENTS
CRUÏLLA AV. ENRIC BENET AV. DEL COLUMBARI


PLÀNOL NÚM.

16

FULL

2 DE 2

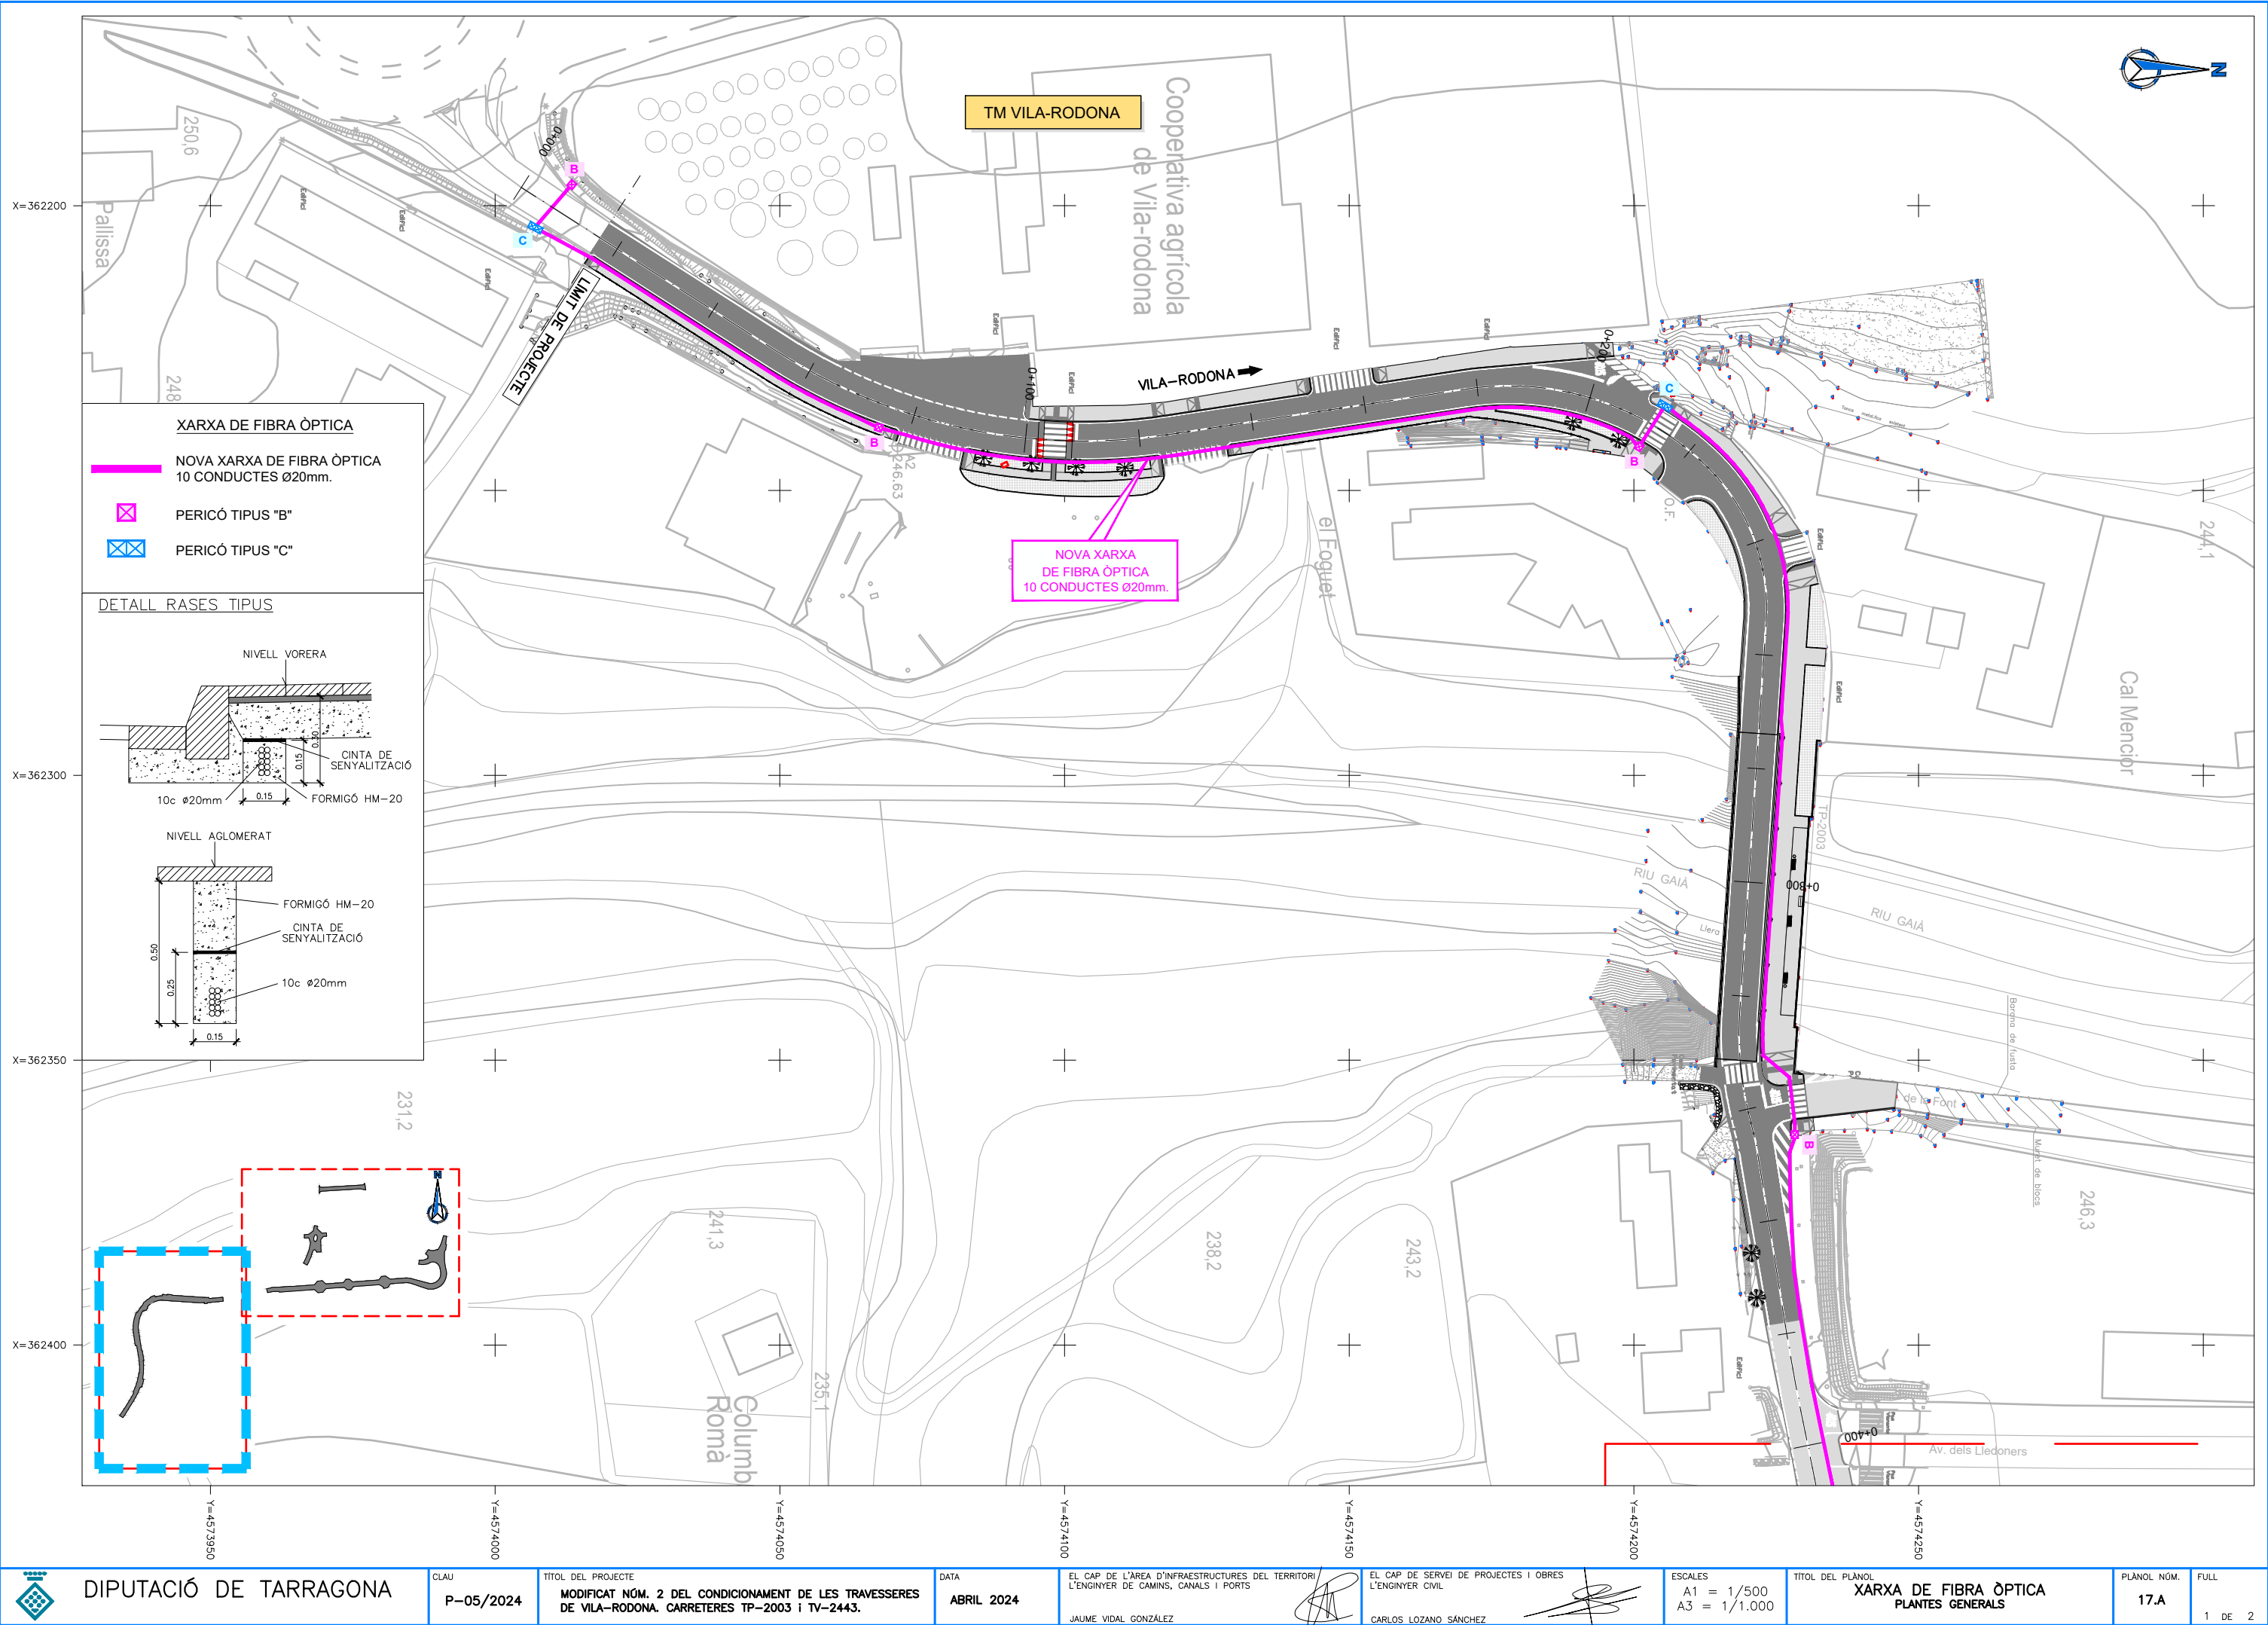

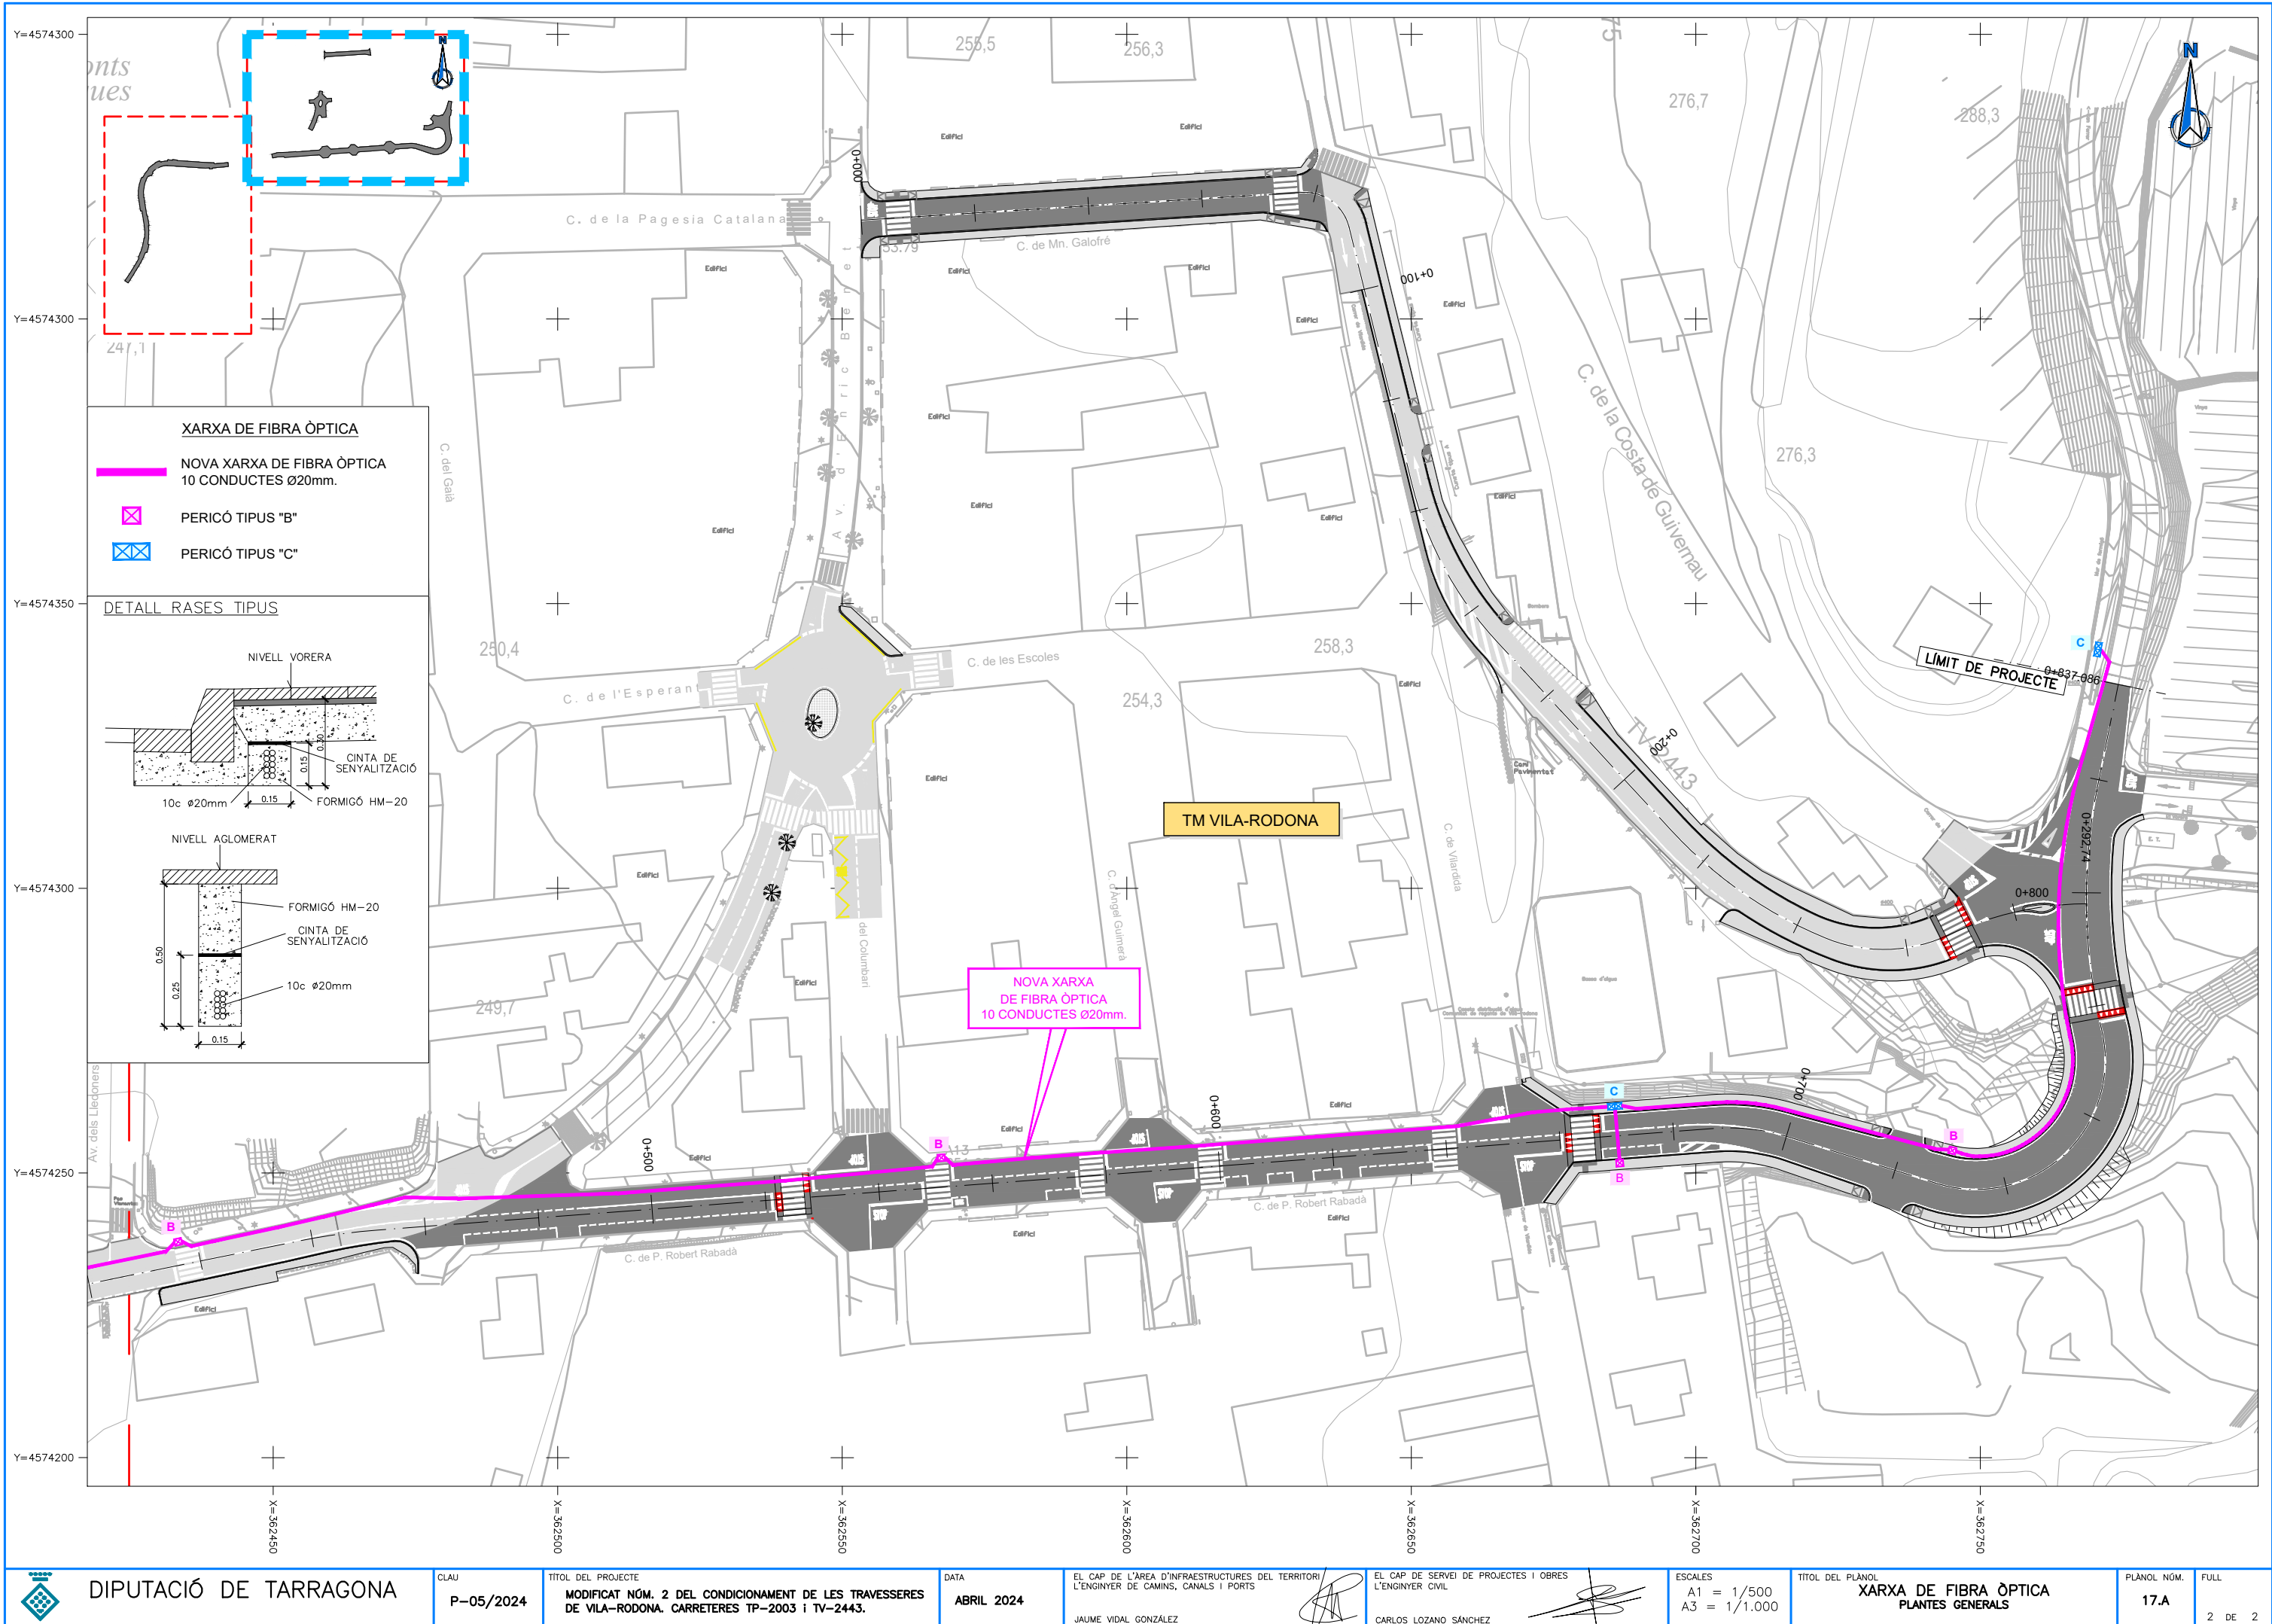

DIPUTACIÓ DE TARRAGONA

CLAU
P-05/2024

TÍTOL DEL PROJECTE
MODIFICAT NÚM. 2 DEL CONDICIONAMENT DE LES TRAVESSERES
DE VILA-RODONA. CARRETERES TP-2003 i TV-2443.

DATA
ABRIL 2024

EL CAP DE L'ÀREA D'INFRASTRUCTURES DEL TERRITORI
L'ENGINYER DE CAMINS, CANALS I PORTS
JAUME VIDAL GONZÁLEZ

EL CAP DE SERVEI DE PROJECTES I OBRES
L'ENGINYER CIVIL
CARLOS LOZANO SÁNCHEZ

ESCALES
A1 = 1/500
A3 = 1/1.000





TÍTOL DEL PLÀNOL
XARXA DE FIBRA ÒPTICA
PLANTES GENERALS

PLÀNOL NÚM.
17.A

FULL
2 DE 2

PERICÓ DE REGISTRE TIPUS C - 70 x 140
(A COL.LOCAR SEGONS PLÀNOL DE PLANTA)

ESCALA A1 1:10
ESCALA A3 1:20

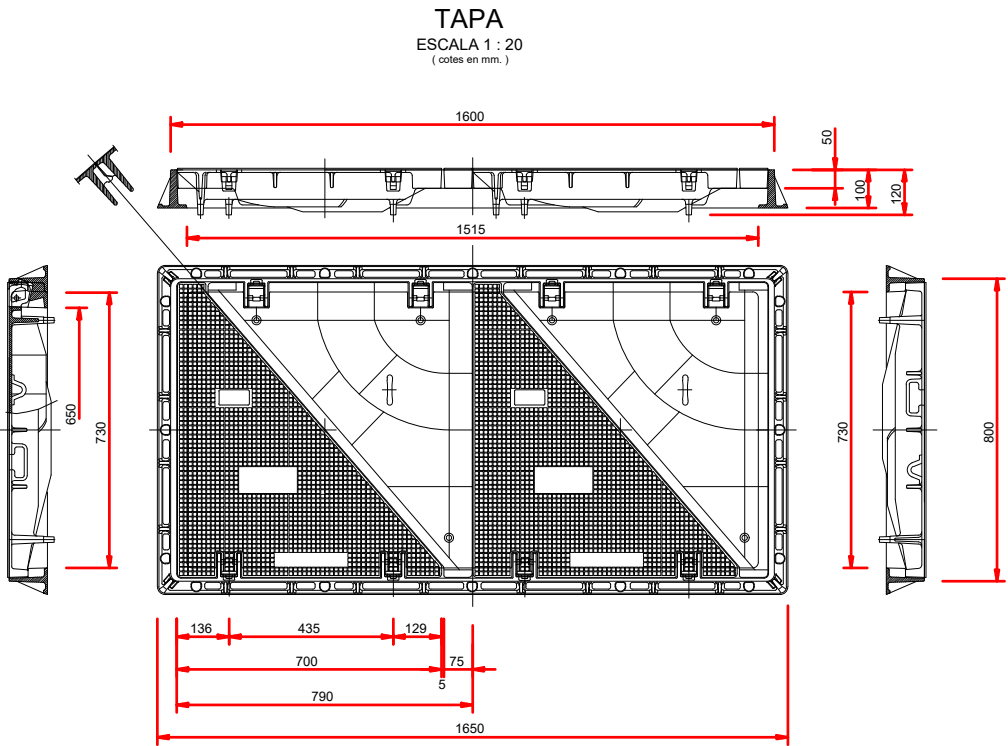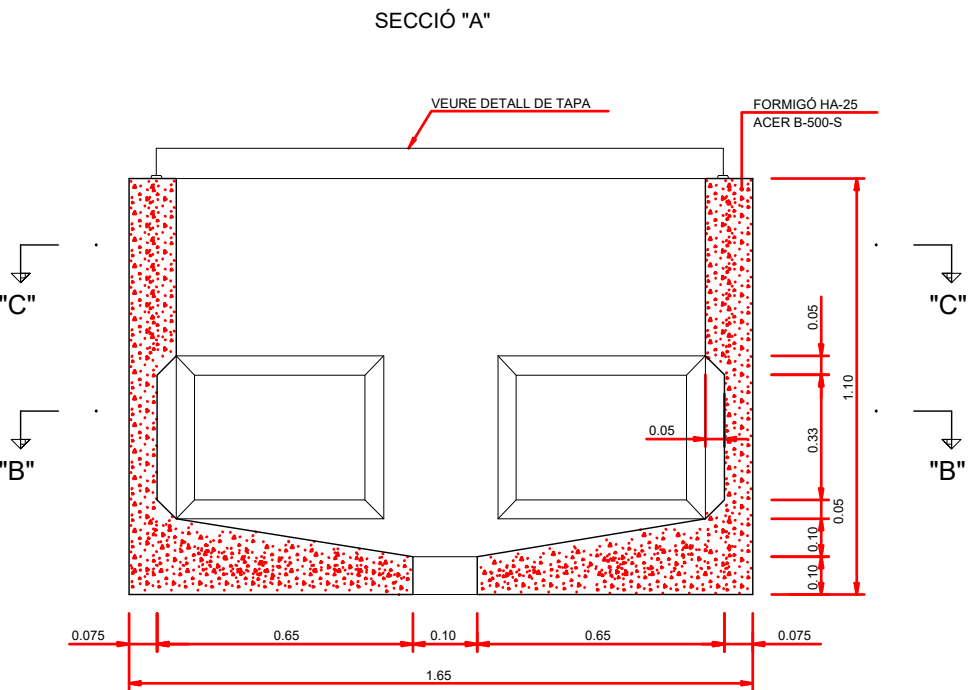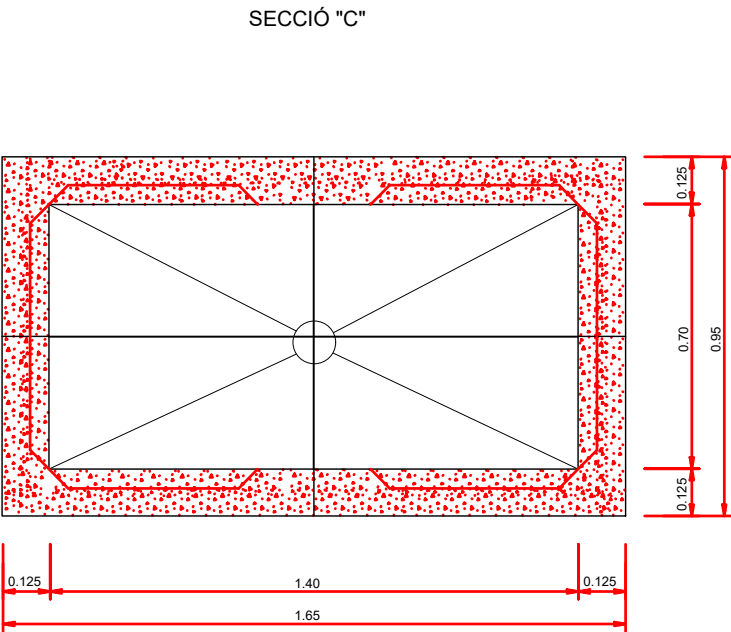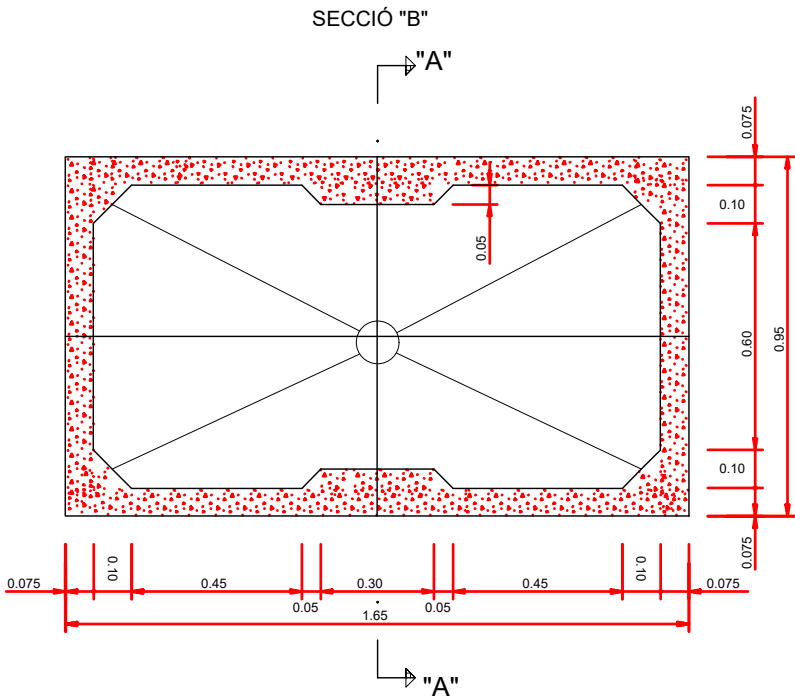

NOTA:
EN EL CAS QUE LA DIRECCIÓ FACULTATIVA AUTORITZI CONSTRUÏR LES ARQUETES "IN SITU",
AQUESTES REPOSARAN SOBRE UNA SOLERA HA-25 (GRUIX DE 10 cm) ARMADA AMB MALLA ELECTROSOLDADA #15 Ø8



DIPUTACIÓ DE TARRAGONA

CLAU
P-05/2024

TÍTOL DEL PROJECTE
MODIFICAT NÚM. 2 DEL CONDICIONAMENT DE LES TRAVERSES
DE VILA-RODONA. CARRETERES TP-2003 i TV-2443.

DATA
ABRIL 2024

EL CAP DE L'ÀREA D'INFRAESTRUCTURES DEL TERRITORI
L'ENGINYER DE CAMINS, CANALS I PORTS
JAUME VIDAL GONZÁLEZ

EL CAP DE SERVEI DE PROJECTES I OBRES
L'ENGINYER CIVIL
CARLOS LOZANO SÁNCHEZ

ESCALES
A1 = 1/10
A3 = 1/20



TÍTOL DEL PLÀNOL
XARXA DE FIBRA ÒPTICA
PERICÓ DE REGISTRE TIPUS C. DETALLS

PLÀNOL NÚM.
17.B


FULL
1 DE 2


PERICÓ DE REGISTRE TIPUS B - 70 x 70
(A COL.LOCAR SEGONS PLÀNOL DE PLANTA)

ESCALA A1 1:10
ESCALA A3 1:20

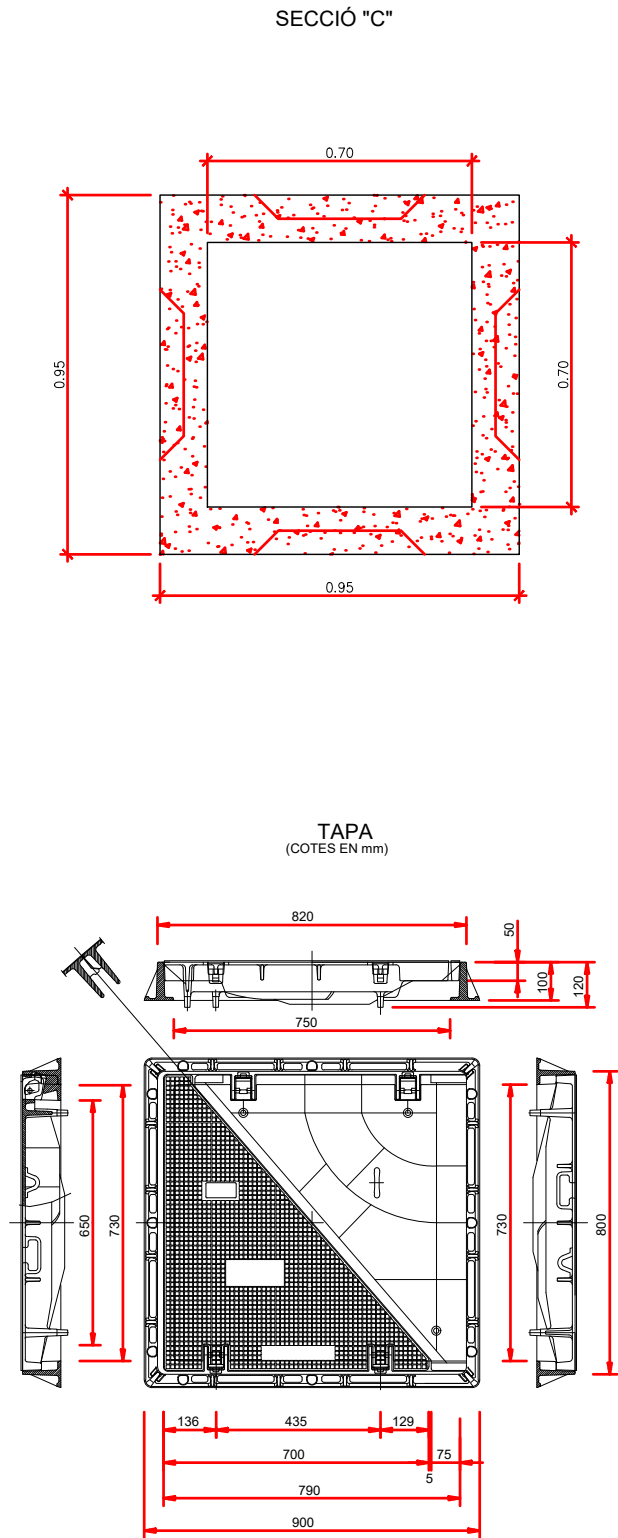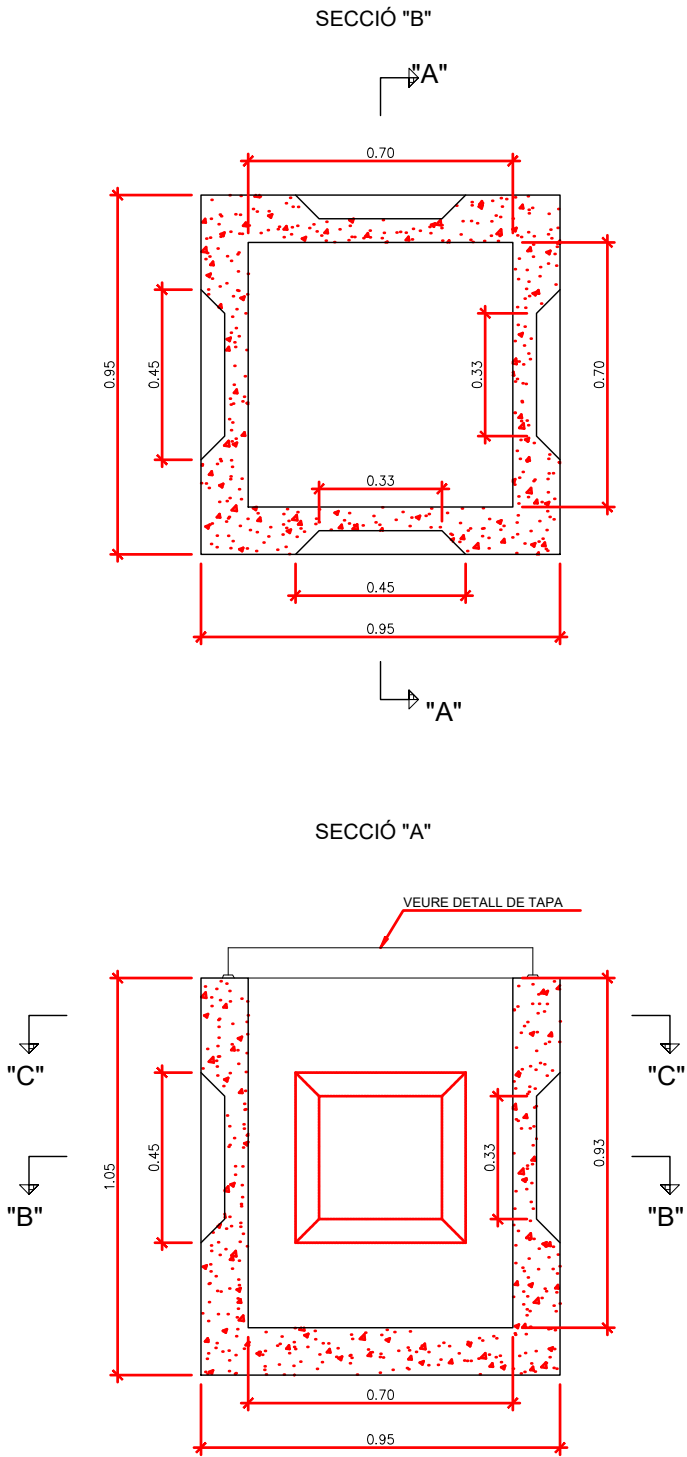

NOTA:
EN EL CAS QUE LA DIRECCIÓ FACULTATIVA AUTORITZI CONSTRUÏR LES ARQUETES "IN SITU",
AQUESTES REPOSARAN SOBRE UNA SOLERA HA-25 (GRUIX DE 10 cm) ARMADA AMB MALLA ELECTROSOLDADA #15 Ø8

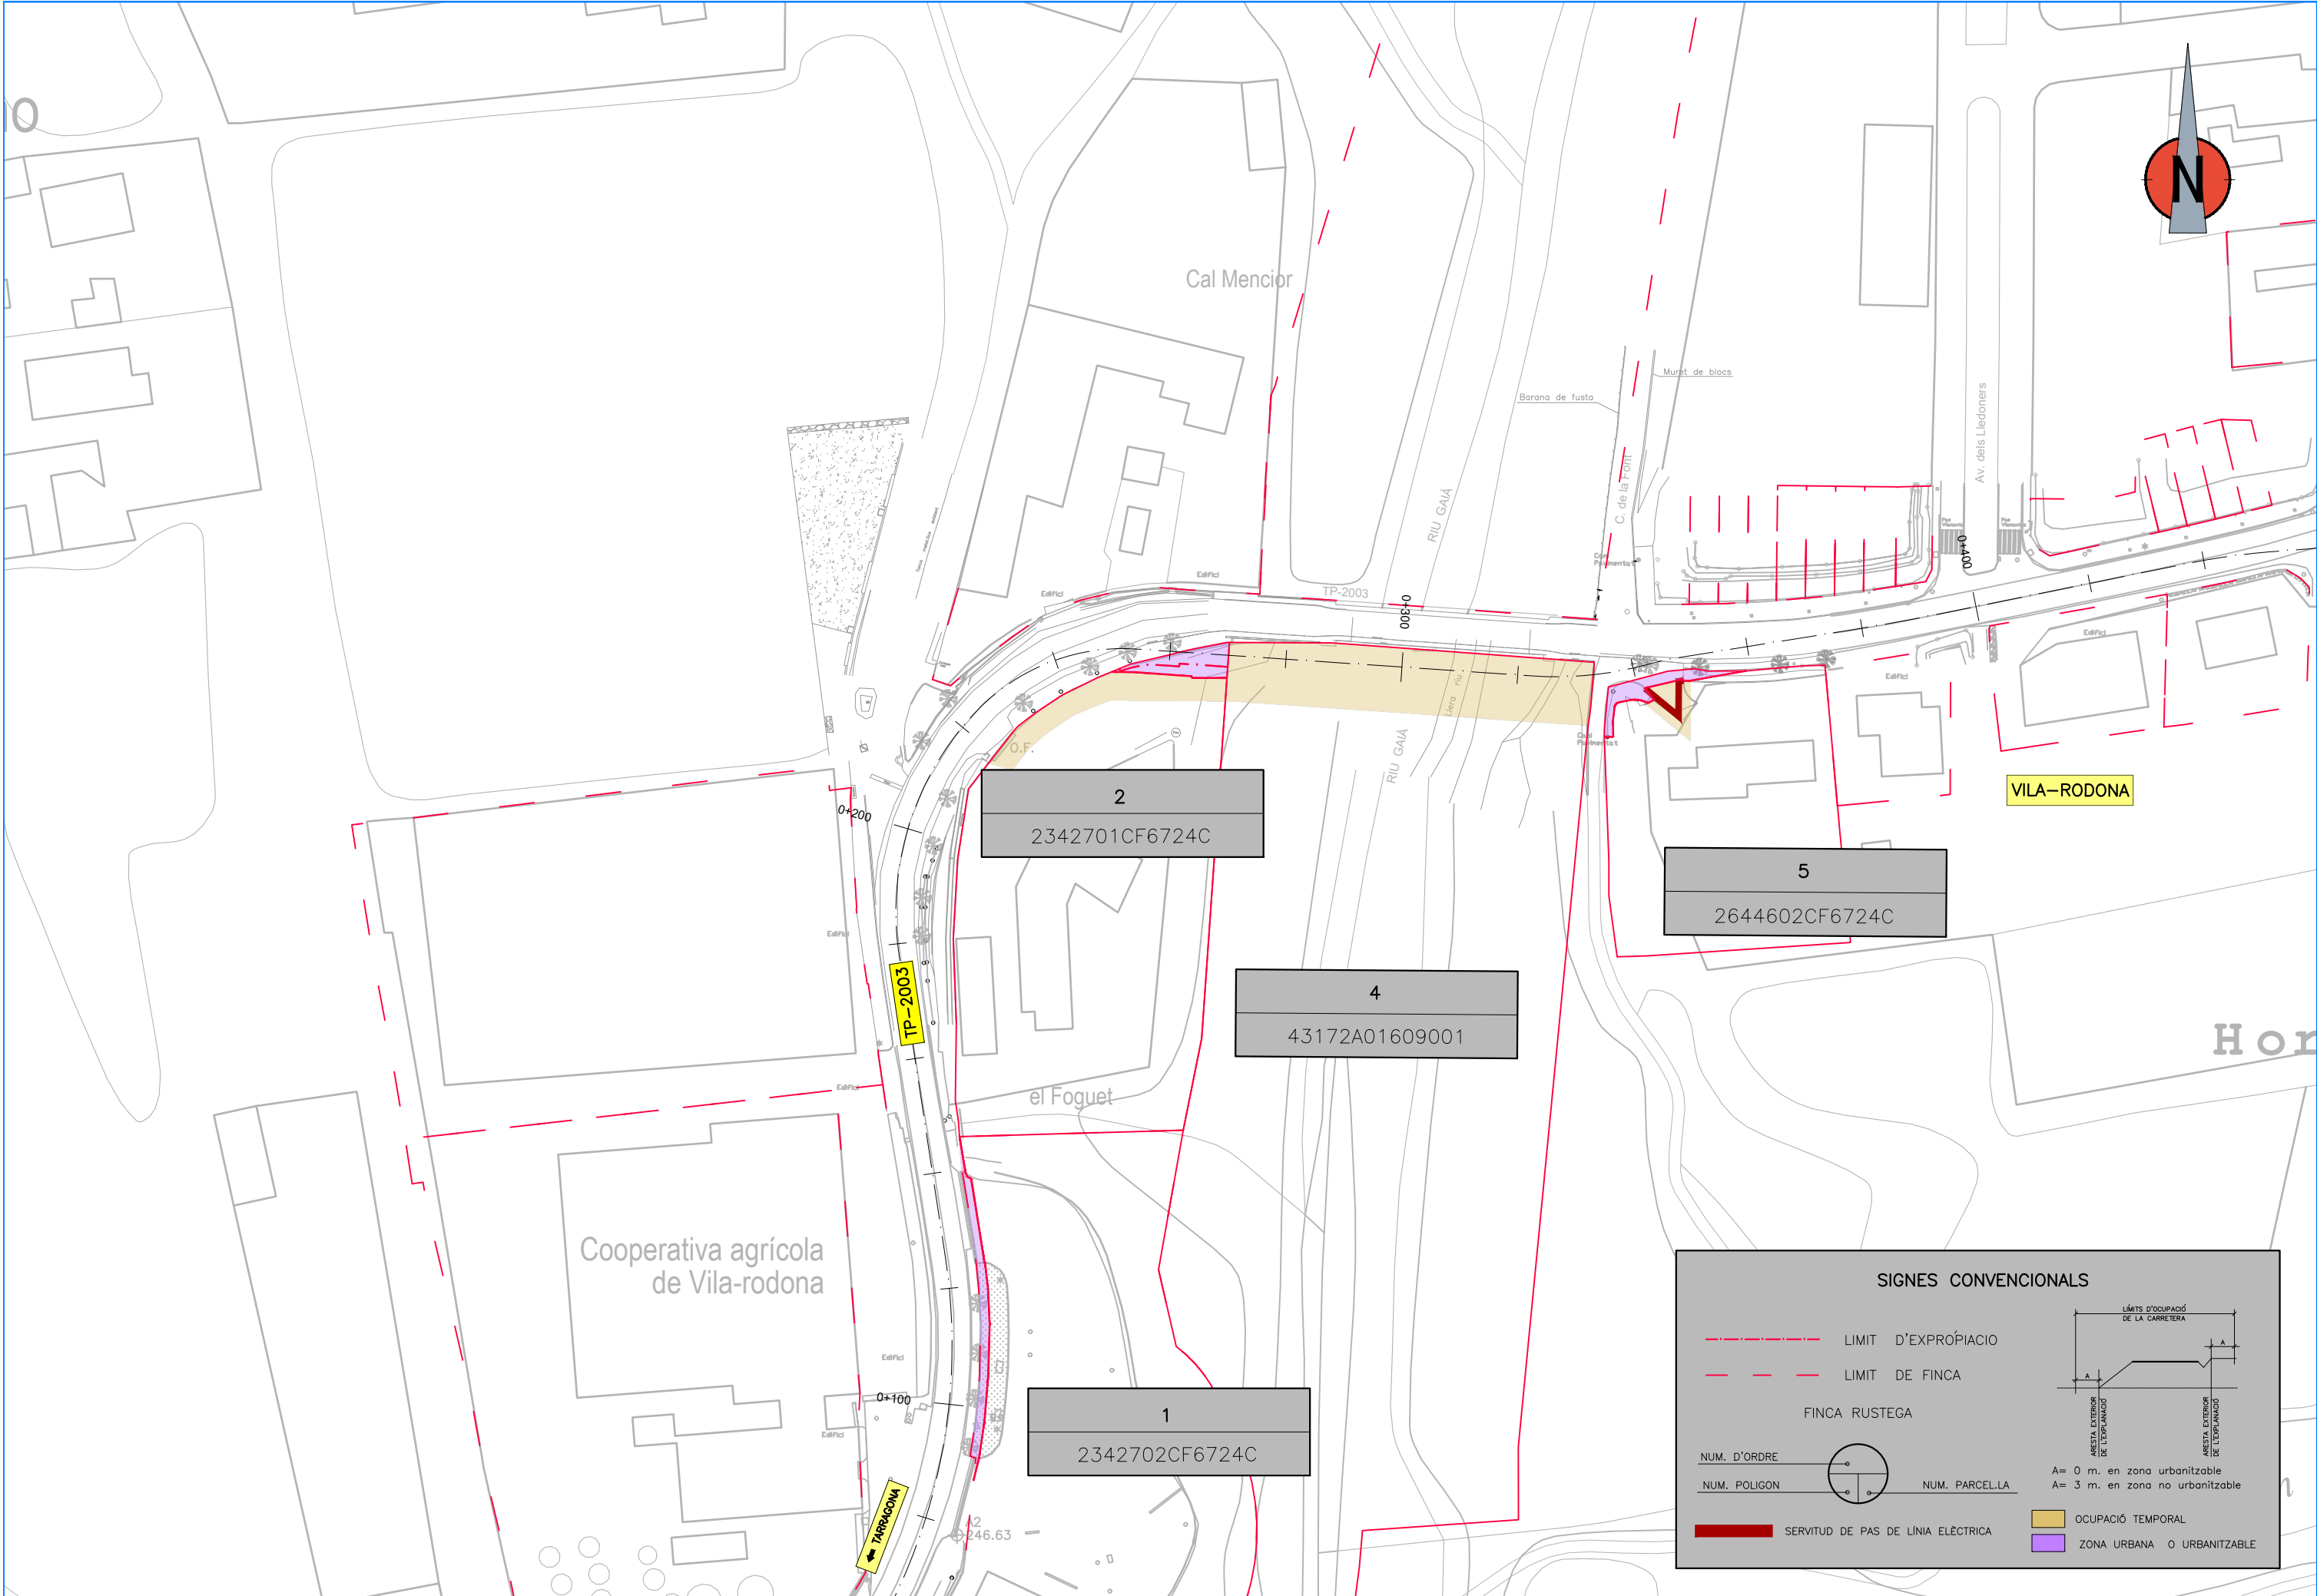

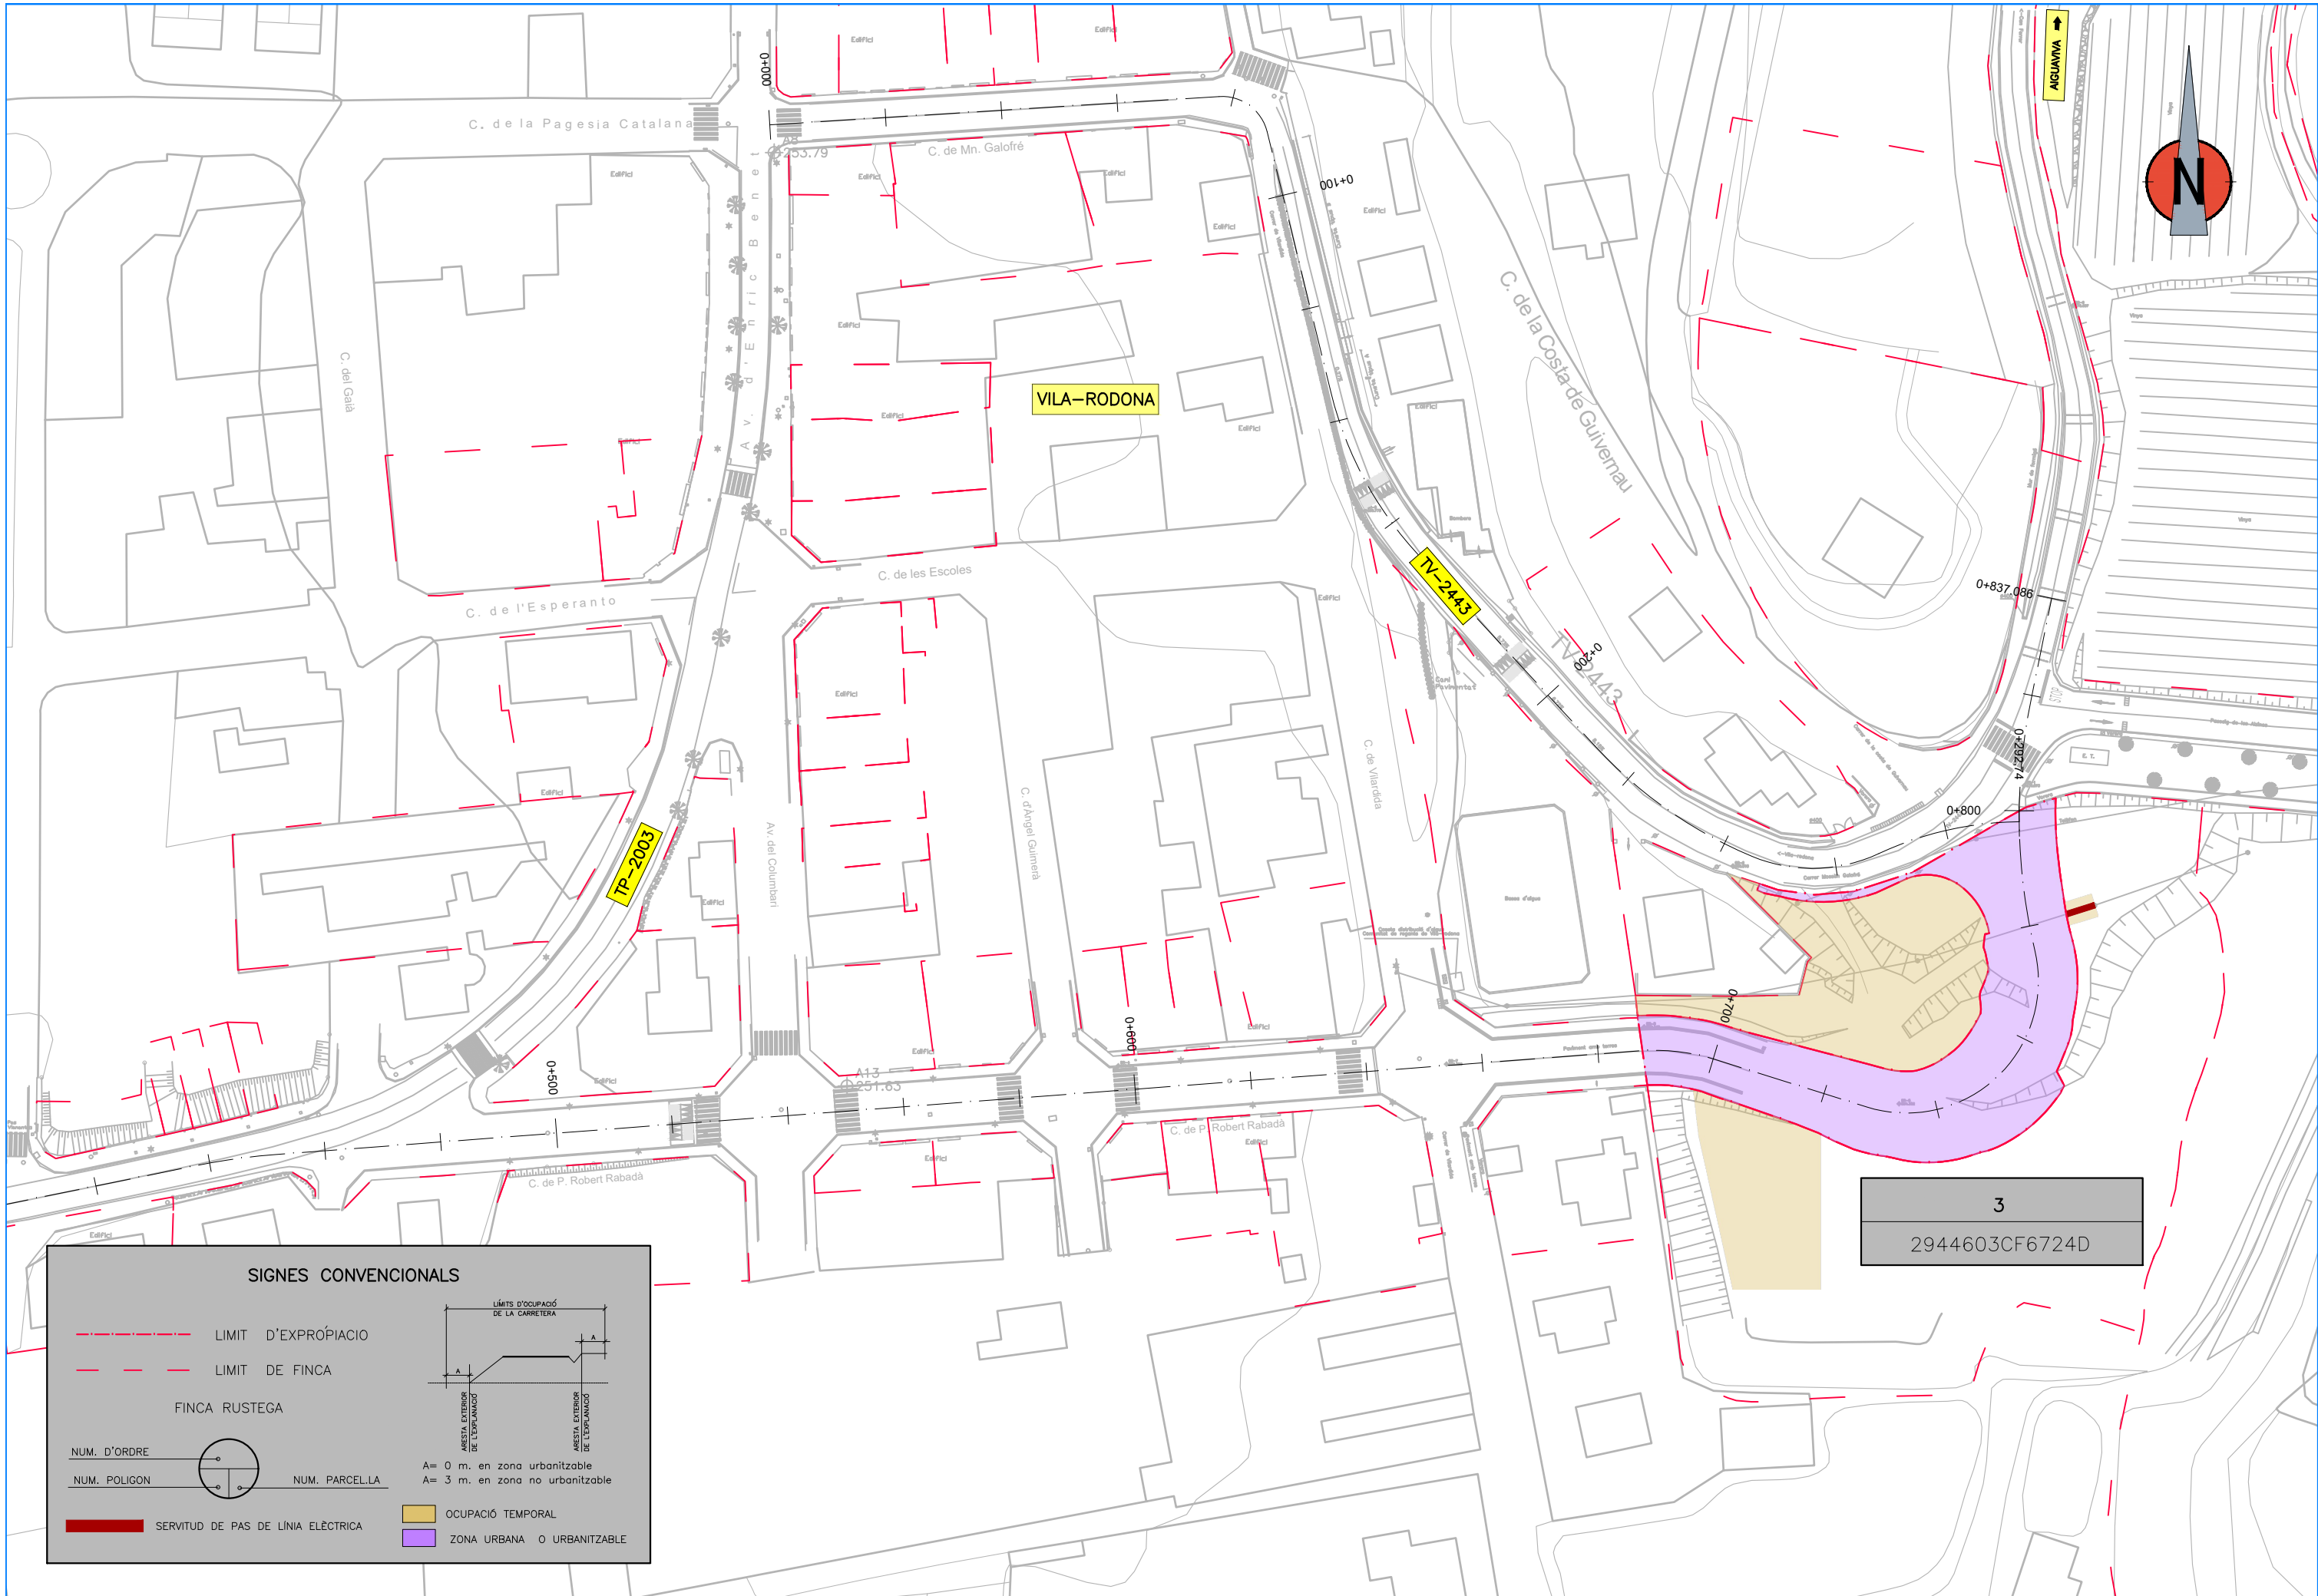

SIGNES CONVENCIONALS

LIMIT D'EXPROPIACIO

LIMIT DE FINCA

FINCA RUSTEGA

NUM. D'ORDRE

NUM. POLIGON

NUM. PARCEL·LA

SERVITUD DE PAS DE LINIA ELÈCTRICA

LIMITS D'OCCUPACIO DE LA CARRETERA

ARESTA EXTERIOR DE L'EXPANCIÓ

ARESTA EXTERIOR DE L'EXPANCIÓ


A= 0 m. en zona urbanitzable

A= 3 m. en zona no urbanitzable

OCCUPACIO TEMPORAL

ZONA URBANA O URBANITZABLE

	DIPUTACIÓ DE TARRAGONA	CLAU P-05/2024	TÍTOL DEL PROJECTE MODIFICAT NÚM. 2 DEL CONDICIONAMENT DE LES TRAVESSERES DE VILA-RODONA. CARRETERES TP-2003 I TV-2443.	DATA ABRIL 2024	EL CAP DE L'ÀREA D'INFRAESTRUCTURES DEL TERRITORI L'ENGINYER DE CAMINS, CANALS I PORTS JAUME VIDAL GONZÁLEZ	EL CAP DE SERVEI DE PROJECTES I OBRES L'ENGINYER CIVIL CARLOS LOZANO SÁNCHEZ	ESCALES A3 = 1/1.000	TÍTOL DEL PLÀNOL EXPROPIACIONS PLANTES CARTOGRAFIA	PLÀNOL NÚM. 18A	FULL 2 DE 2
--	------------------------	-------------------	--	--------------------	---	--	-------------------------	--	--------------------	----------------

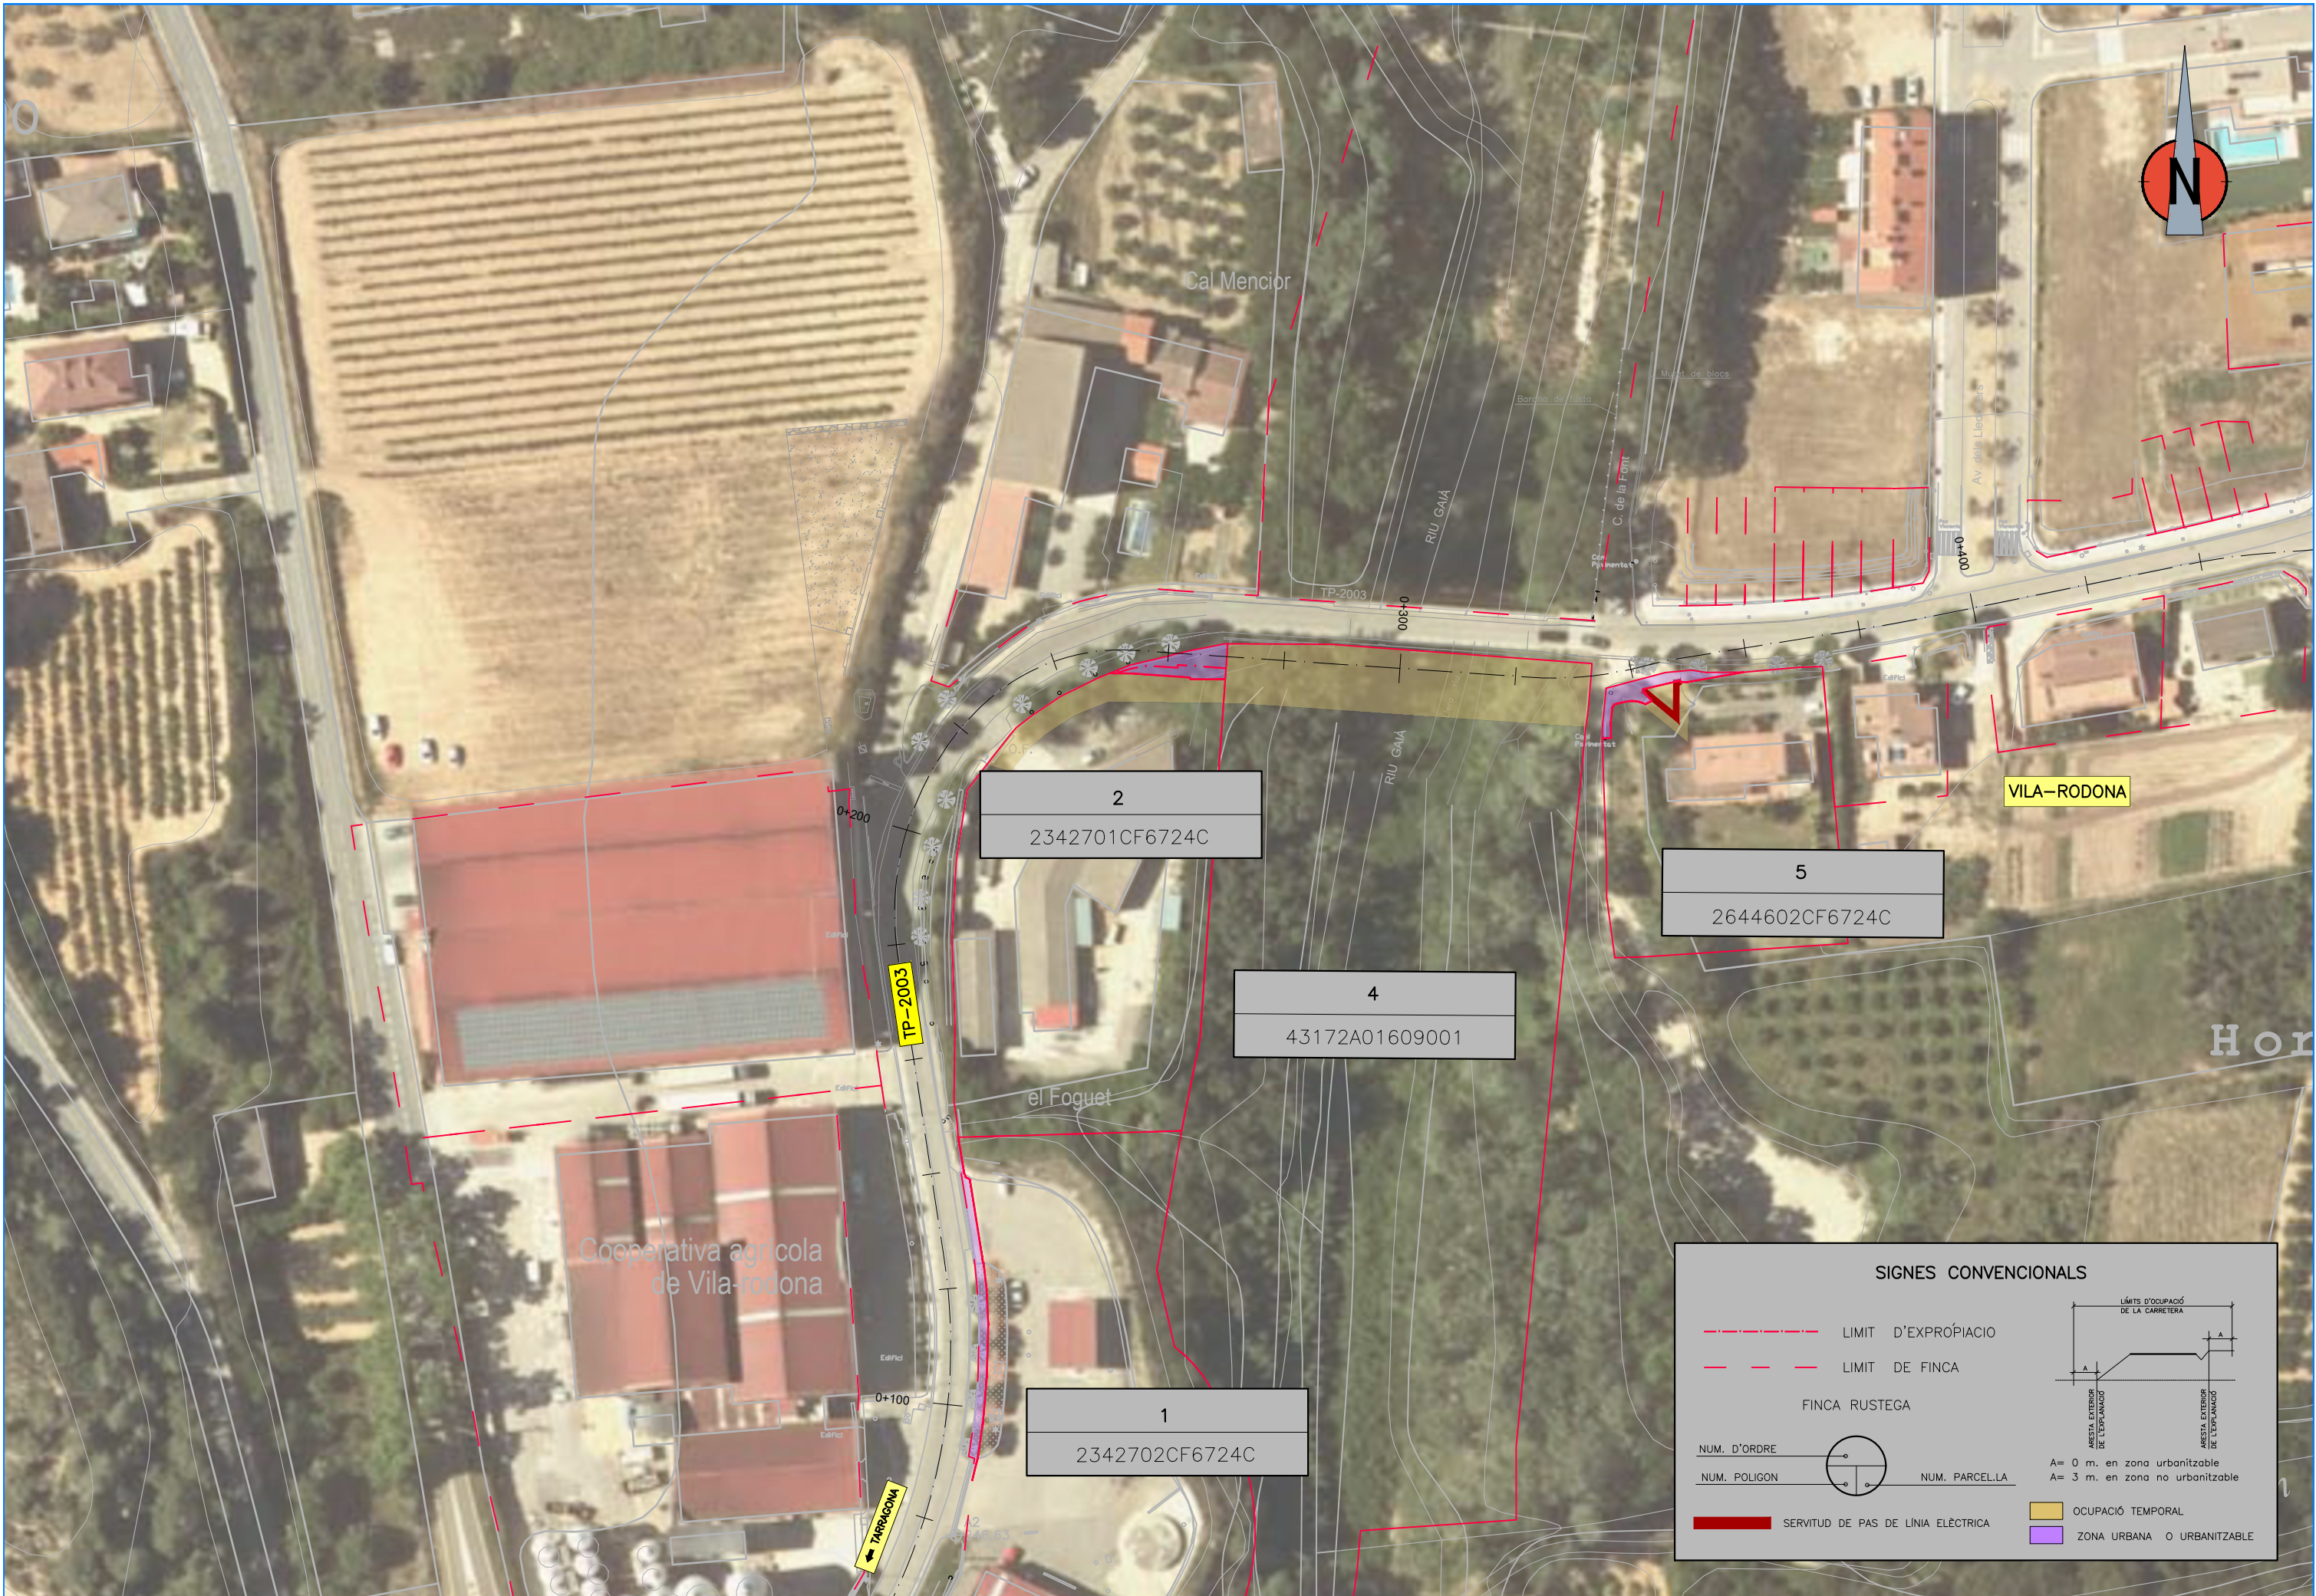



SIGNES CONVENCIONALS

LIMIT D'EXPROPIACIO

LIMIT DE FINCA

FINCA RUSTEGA

NUM. D'ORDRE

NUM. POLIGON

NUM. PARCEL·LA

SERVITUD DE PAS DE LÍNIA ELÈCTRICA

LÍMITS D'OCCUPACIÓ DE LA CARRETERA

ARESTA EXTERIOR DE L'EXPROPIACIÓ

ARESTA EXTERIOR DE L'EXPROPIACIÓ

A= 0 m. en zona urbanitzable

A= 3 m. en zona no urbanitzable

OCCUPACIÓ TEMPORAL

ZONA URBANA O URBANITZABLE

	DIPUTACIÓ DE TARRAGONA	CLAU P-05/2024	TÍTOL DEL PROJECTE MODIFICAT NÚM. 2 DEL CONDICIONAMENT DE LES TRAVESSERES DE VILA-RODONA. CARRETERES TP-2003 I TV-2443.	DATA ABRIL 2024	EL CAP DE L'ÀREA D'INFRAESTRUCTURES DEL TERRITORI L'ENGINYER DE CAMINS, CANALS I PORTS JAUME VIDAL GONZÁLEZ	EL CAP DE SERVEI DE PROJECTES I OBRES L'ENGINYER CIVIL CARLOS LOZANO SÁNCHEZ	ESCALES A3 = 1/1.000	TÍTOL DEL PLÀNOL EXPROPIACIONS PLANTES ORTOFOTOGRAFIA	PLÀNOL NÚM. 18B	FULL 2 DE 2
--	------------------------	-------------------	--	--------------------	---	--	-------------------------	---	--------------------	----------------